


5 691895 545176

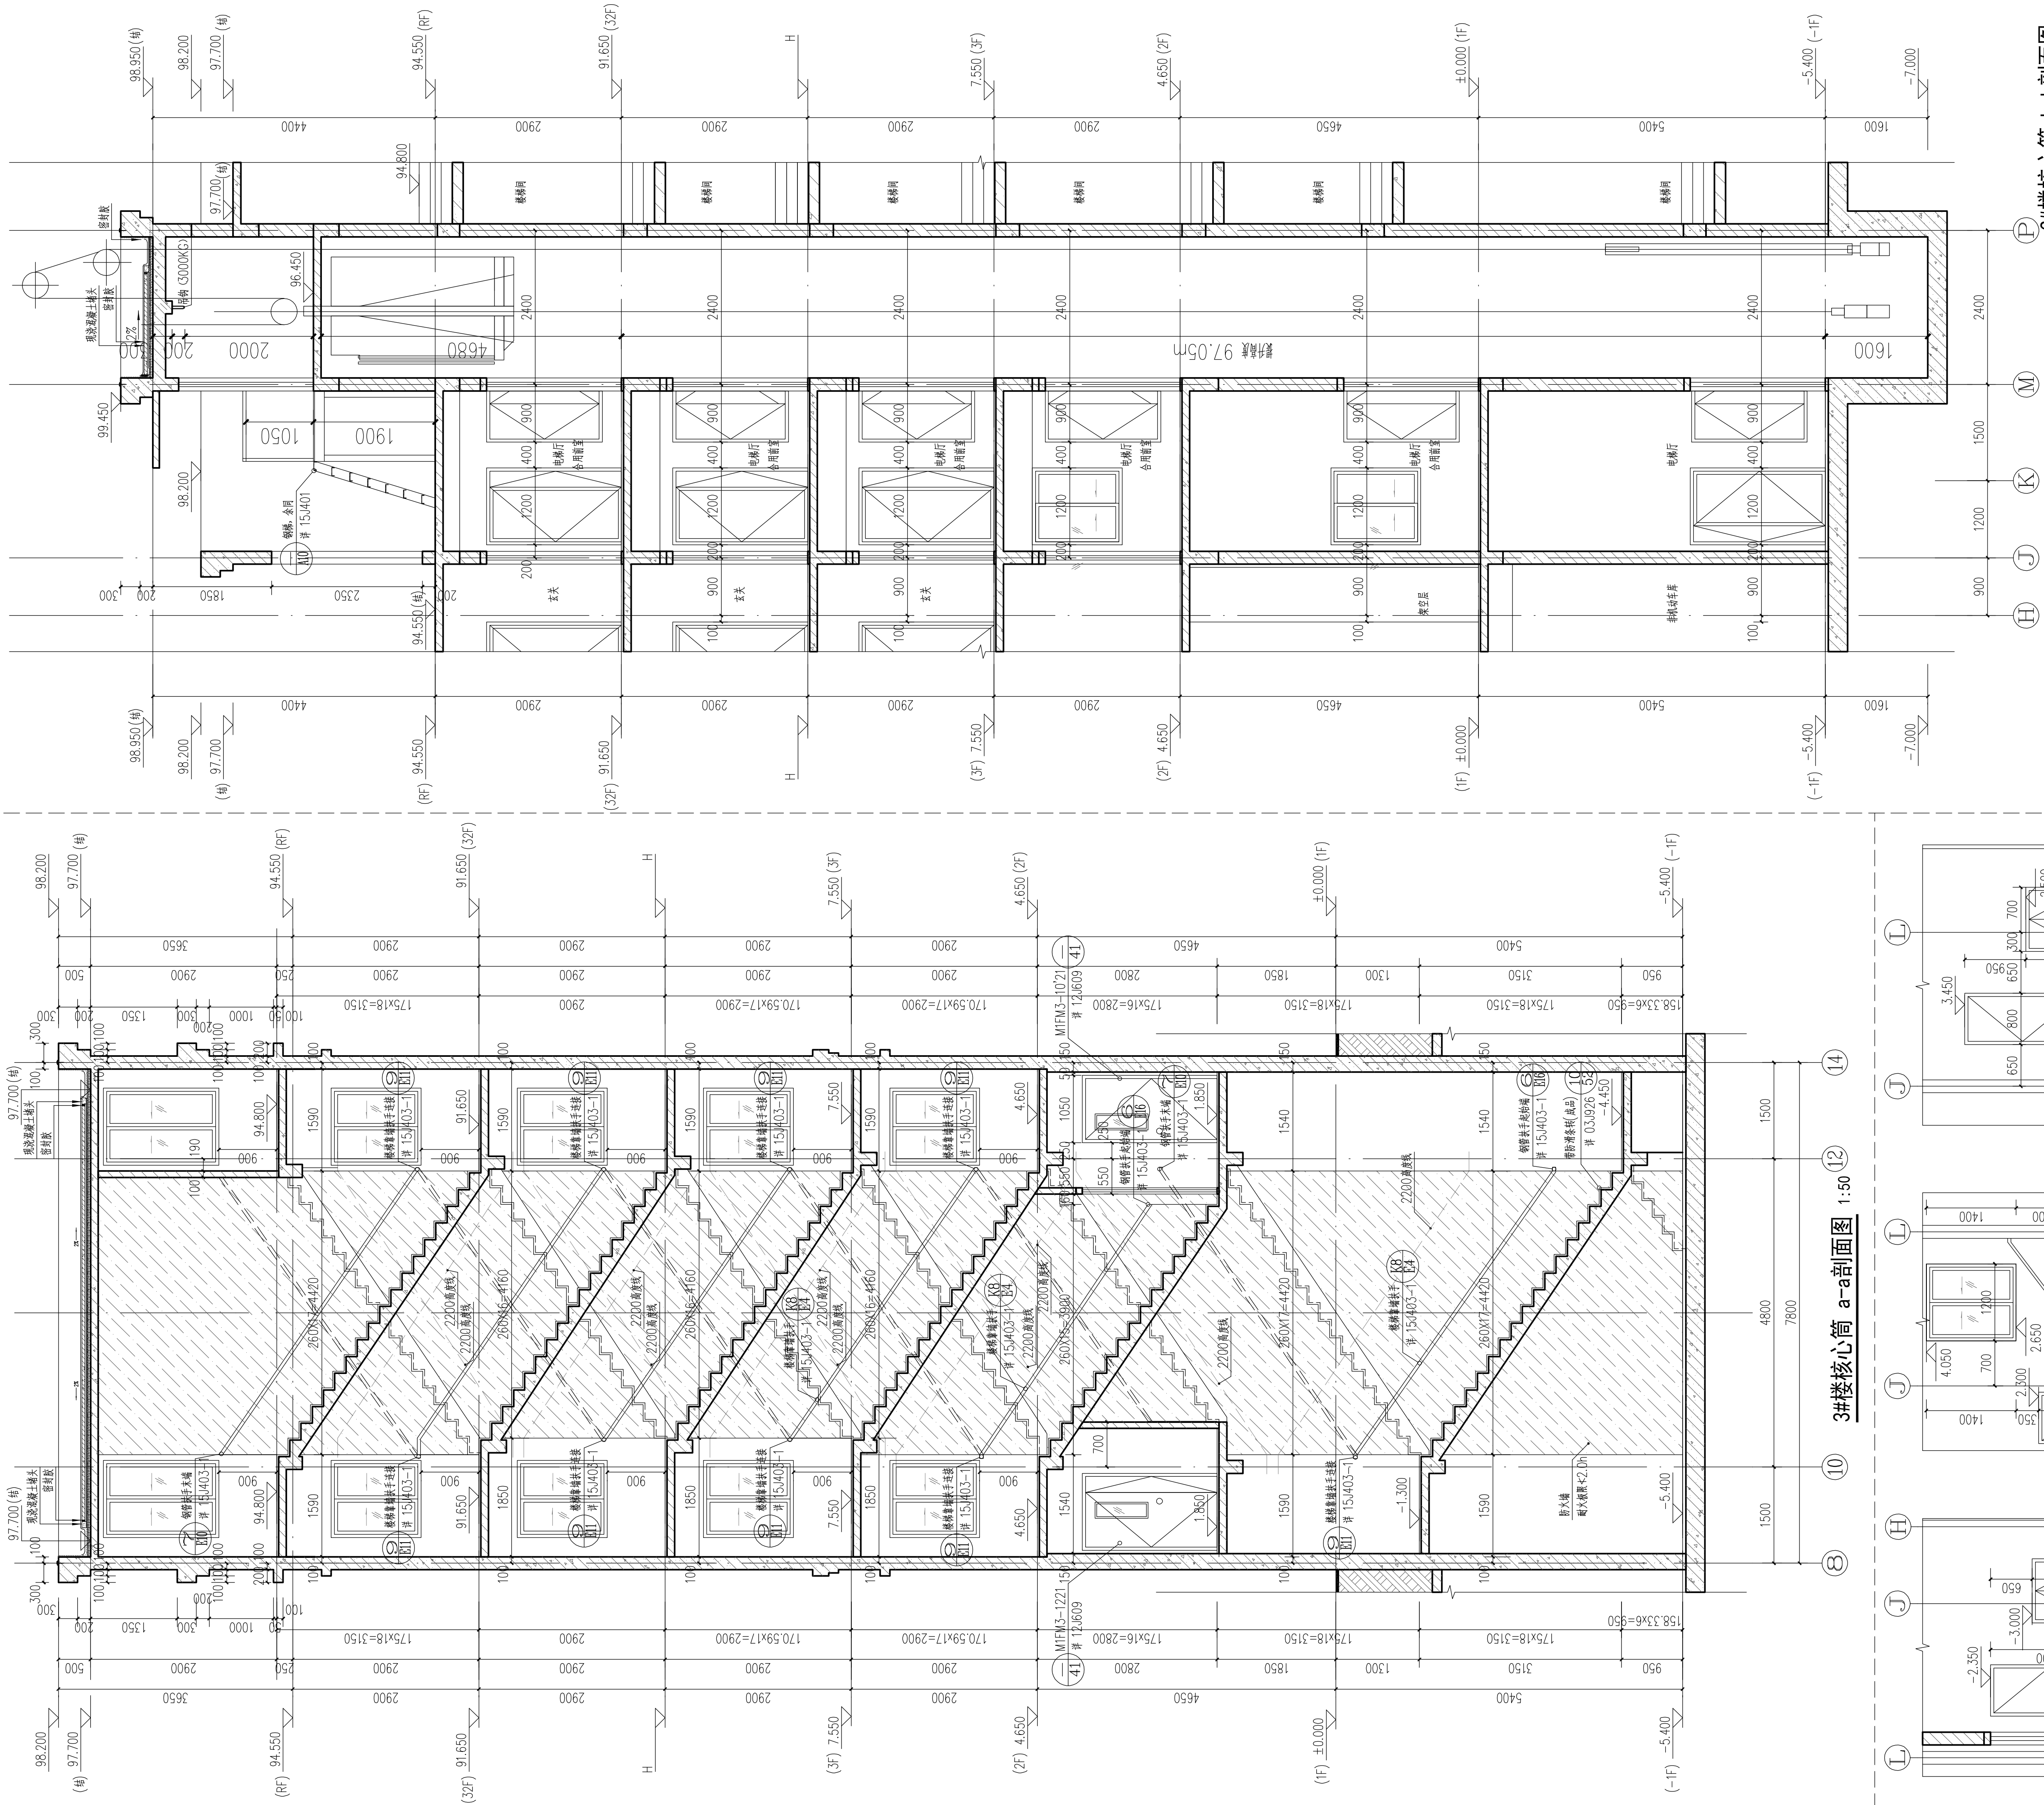

3#楼核心筒 地下一层1-1剖面图 1:50 3#楼核心筒 一层2-2剖面图 1:50 3#楼核心筒 一层3-3剖面图 1:50 3#楼核心筒 地下一层4-4剖面图 1:50 3#楼核心筒 地下一层5-5剖面图 1:50

中国联合工程有限公司 CHINA UNITED ENGINEERING CORPORATION LIMITED 工程设计证书编号 A133000033	
盖章区	
中国联合工程有限公司 工程设计证书编号 A133000033 送审至 2023 年 2 月 24 日 浙江省住房和城乡建设厅监制	
会签栏	
结构	郑大伟
给排水	沈佳
电气	葛瑞波
弱电	金娜
暖通	厉晓燕
签字栏	
项目总	喻琨
审定	张荣庆
审核	董传勇
标准化	黄桂芳
校对	黄桂芳
专业负责人	喻琨
设计	张涛
建设单位	浙江萌宠岛投资有限公司
工程名称	平阳县水头镇西北片 A-13-1 地块安置房工程
子项名称	3#楼
图纸名称	核心筒放大图 (三)
项目编号	R2091
设计阶段	施工图
图号	R209124-J16
版本	0