

05

数字化工程

 
 
图 纸 目 录			 杭州园林景观设计有限公司 HANGZHOU LANDSCAPE DESIGN CO., LTD					
			工程名称	平阳县昆阳镇城东环境改造提升工程（未来社区）			工程号	
日 期	2023. 5		子项名称	智能化工程			共 2 页 第 1 页	
序号	图 别 图 号	图 纸 名 称	采用标准图或重复使用图		图 纸 尺 寸	备 注		
			图集编号或 工程编号	采用标准图或重 复使用图				
1	弱电-01	设计说明（一）			A3			
2	弱电-02	设计说明（二）			A3			
3	弱电-03	设计说明（三）			A3			
4	弱电-04	城东青少年公园总平面			A3			
5	弱电-05	城东青少年公园系统图			A3			
6	弱电-06	新桥河公园总平面			A3			
7	弱电-07	新桥河公园系统图一			A3			
8	弱电-08	新桥河公园系统图二			A3			
9	弱电-09	阅读公园总平面图、系统图			A3			
10	弱电-10	泽丰家园总平面图			A3			
11	弱电-11	泽丰家园系统图一			A3			
12	弱电-12	泽丰家园系统图二			A3			
13	弱电-13	泰和家园总平面图			A3			
14	弱电-14	泰和家园系统图一			A3			
15	弱电-15	泰和家园系统图二			A3			
16	弱电-16	国悦府总平面图、系统图（一）			A3			
17	弱电-17	国悦府系统图二			A3			
18	弱电-18	品致小区总平面图			A3			
19	弱电-19	品致小区系统图一			A3			
20	弱电-20	品致小区系统图二			A3			
21	弱电-21	幸福市集总平面图			A3			
22	弱电-22	幸福市集-1、-2层平面图			A3			
23	弱电-23	幸福市集系统图			A3			
24	弱电-24	儿童之家总平面图			A3			
25	弱电-25	儿童之家-1、-2层平面图、系统图			A3			
26	弱电-26	新城客厅、新城创客厅总平面图			A3			
审 核		校 对		编 制		工程负责人		

图 纸 目 录			 杭州园林景观设计有限公司 HANGZHOU LANDSCAPE DESIGN CO., LTD					
			工程名称		平阳县昆阳镇城东环境改造提升工程（未来社区）		工程号	
日期	2023.5		子项名称		智能化工程		共 2 页 第 2 页	
序号	图 别 图 号	图 纸 名 称	采用标准图或重复使用图		图 纸 尺 寸	备 注		
			图集编号或 工程编号	采用标准图或重 复使用图				
1	弱电-27	新城客厅、新城创客厅 -1、-2层平面图			A3			
2	弱电-28	新城客厅、新城创客厅系统图			A3			
3	弱电-29	社区卫生服务站、养老服务中心 室内健身场馆、幸福学堂、社区礼堂总平面图			A3			
4	弱电-30	社区卫生服务站、养老服务中心-1层平面图			A3			
5	弱电-31	社区卫生服务站、养老服务中心-2层平面图			A3			
6	弱电-32	社区卫生服务站、养老服务中心-3层平面图			A3			
7	弱电-33	社区卫生服务站、养老服务中心 室内健身场馆、幸福学堂、社区礼堂系统图			A3			
8	弱电-34	志愿者服务中心、平阳县文明实践中心总平面图			A3			
9	弱电-35	志愿者服务中心-1层平面图 平阳县文明实践中心-2层平面图			A3			
10	弱电-36	志愿者服务中心、平阳县文明实践中心系统图			A3			
11	弱电-37	平阳县昆阳镇城东环境改造提升工程 （未来社区）光缆汇聚路由图（一）						
12	弱电-38	平阳县昆阳镇城东环境改造提升工程 （未来社区）光缆汇聚路由图（二）						
13	弱电-39	平阳县昆阳镇城东环境改造提升工程 （未来社区）光缆汇聚路由图（三）						
14	弱电-40	平阳县昆阳镇城东环境改造提升工程 （未来社区）光缆汇聚路由图（四）						
15	弱电-41	平阳县昆阳镇城东环境改造提升工程 （未来社区）光缆汇聚系统图						
16								
17								
18								
19								
20								
21								
22								
23								
24								
25								
26								
审 核		校 对		编 制		工程负责人		

设计说明

一、工程方案设计

一、设计指导思想

- 1、落实全是数字化改革“1612”体系和“141”体系的衔接贯通，加强学习领会，强化专班攻坚，制定年度、季度、月度工作目标任务，形成一揽子的任务清单、责任清单、时间清单、时间清单，倒排时间表、挂出作战图，感触快节奏、跑出加速度，确保数字化改革工作在城东社区的高效推进和切实落地。进一步提升应用场景的广度和深度，系统集成优化各项应用场景，全面展示数字化改革在平阳县的生动实践。
- 2、结合社区数字化现状， 打造数字化底层平台（包含业务中台 、 数据中台 、 物联网中台）， 为社区一脸通等特色应用提供基础保障，将省数字化改革成果按照居民实际需求有序接入到社区一体化平台中，借全省之力打造智慧未来社区，降低开发成本的同时，切实为居民谋福利、谋幸福，基于社区的特色场景，打造社区社区创业信息发布系统、公租房一件事和社区邻里圈等亮点应用，实现线上线下相融合。
- 3、社区融合、老少皆宜：聚焦“一老一小”两个特殊群体， 不断探索社区服务新模式， 让老人安享幸福晚年， 让孩子拥有快乐童年， 持续提升社区群众生活幸福感、获得感。 在主要场景中着重关注老年人和小朋友的需求， 探索构建邻里、 教育、 交通、 服务场景下新老平阳人融洽相处新局面。
- 4、生态城东、花园社交：重点打造“三化”中的生态化场景， 依托现有城东良好的城市景观平台， 对不同年龄层次的人群需求进行总结分类， 在场景内打造社交平台， 吸引商品房居民下楼， 逐步形成以公园为中心的社交熟人氛围， 重塑、 延续社区文化。 结合未来社区15分钟生活圈，落位生态化社区功能。
- 5、盘活存量，健康串联：提升小区公共配套服务， 聚焦社区内外两大健康路径：对内整合小区内部碎片化公共空间， 保留熟人社区的社交空间；对外串联各个小区空间， 通过健康步道、 智慧斑马线联络公共社交空间系统， 让社区的多元化人群从生人社会向熟人社会转变。
- 6、共建共治、数字赋能：按照省委“数字赋能、 整体智治、 高效协同”的要求， 创建以城东社区数字化治理平台为核心， 实现 “党建引领”+ “数智治理”+ “居民自治” 的特色治理模式， ， 以线上+线下结合的方式， 充分激活居民活力，让城东未来社区创建充分尊重民意， 成为数智共治的治理样板。

二、设计依据

- 1、GB 50116—2013 《火灾自动报警系统设计规范》
- 2、GB 50198-2011 《民用闭路监视电视系统工程技术规范》
- 3、GBT50314-2006 《智能建筑设计标准》
- 4、GB50311—2007 《综合布线与系统工程设计规范》
- 5、JGJ16—2008 《民用建筑电气设计规范》
- 6、GB_50343-2004 《建筑物电子信息系统防雷技术规范》
- 7、GB50348—2004 《安全防范工程设计规范》
- 8、GB 50394-2007 《入侵报警系统工程设计规范》
- 9、GB 50395-2007 《视频安防监控系统工程设计规范》
- 10、GB 50396-2007 《出入口控制系统工程设计规范》

三、工程内容

1、数字驾驶舱建设

位于阅读公园内，建设LED大屏，部署标准化轻量化的社区数字底座，结合线上线下打造高质高频应用，加快数字社会优质公共服务精准落地，全面对接政府侧在线管理系统。

 
2、智慧跑道及AR运动大屏建设

环绕整个新桥河公园设置一条 580 米长的环形活力漫步道，将社区三大主题公园串联起来，将生态绿化渗入社区，让人们在体育锻炼、邻里交往、阅读鉴赏的同时可以享受美丽的城镇空间，并形成社区景观化建设基础。作为城东新城核心区景观带重要组成部分之一，连接南北。另外良好的景观可以激发居民健身和享受生活的活力和动力，倡导全智慧步道信息屏可展示运动排名、运动时长、步道流量、个人运动数据等多样信息，对社区内的风速风向、空气温度等气象要素进行检测，实时反馈给锻炼者等。 运用“互联网+”的思维和物联网、大数据、云计算、人工智能等新一代信息技术，对传统公园跑道进行数字化转型升级建设，实现将传统跑步健身进行数字化表达，智能化控制和管理，提升体验者的互知、互感、互动的新体验。对于青少年公园放置一台AR太极互动大屏，真人教学视频结合AR技术相，实现面对面教学，AR智能识别肢体动作实现实时打分，系统根据游人动作标准程度给与相应分数，健身娱乐同时进行。

3、未来社区数字化提升

基于每个小区现状，围绕九大场景方案新增高空抛物摄像头、小区单元信息发布屏、人脸门禁、车辆道闸系统、河道警戒摄像头、消防占道、热成像摄像头、智慧消防等智能化设备，利用社区物联平台实现社区内物联感知设备间、设备与业务应用系统间的运行联动。

设计单位



杭州园林景观设计有限公司
— Since 1989 —

— 风景园林工程设计专项甲级 —
设计证书编号: A233006582
— 道路工程桥梁工程专业乙级 —
设计证书编号: A233006582
— 建 筑 工 程 专 业 乙 级 —
设计证书编号: A233006582

建设单位

工程名称

平阳县昆阳镇城东
环境改造提升工程（未来社区）

工程编号

子 项

类 别

实 名

签 名

审 定

审 核

工程负责人

专业负责人

校 对

设 计

绘 图

会签栏

建 筑

电 气

结 构

暖 通

给排水

弱 电

图纸名称

设计说明（一）

专业

弱电

设计阶段

初步设计

图号

弱电-01

修改版次

出图盖章

未盖技术出图章 本图纸无效

A3 420X297

设计说明

二、社区数字化设计

一、设计范围：

工程为浙江省温州市平阳县昆阳镇城东环境改造提升工程数字化设计范围包括以下系统：

- 1、出入口门禁系统
- 2、视频监控及警戒报警系统
- 3、车辆管理系统
- 4、信息发布系统
- 5、智慧跑道及AR互动大屏系统
- 6、公园无线覆盖系统
- 7、LED屏驾驶舱系统
- 8、智慧消防系统
- 9、综合管网系统
- 10、机房工程

二、各系统说明

（一）出入口门禁系统

- 1、设计范围包括阅读公园机房、共享书房、泰和家园、泽丰家园、国悦府、品致小区，共设计门禁识别机7套。2、阅读公园机房门、在四个小区出入口安装人脸识别机，出口安装开闸按钮。
- 3、社区内用户进小区通过人脸识别实现开闸同行，接入浙住通平台。

（二）、视频监控及警戒报警系统

- 1、内容包括视频图像监控、人流统计、高空抛物、河道警戒、消防占道警戒报警、电瓶车入电梯预警、热成像预警、高点鹰眼全景监控等。
- 2、视频图像监控：监控范围包括阅读公园、新桥河公园、青少年公园及其他重要区域视频图像监控。室内监控采取顶装和壁装，室外监控采用立杆安装。
- 3、人流统计监控：监控范围包括共享书房、泽丰家园村民中心、儿童之家、幸福集市、党建服务大厅、志愿者服务中心区域人流统计，上传治理驾驶舱软件平台进行人流统计，室内安装出入口顶。
- 4、高空抛物检测报警监控：检测范围包括泽丰家园、泰和家园、国悦府、品致小区等楼栋，当有高空物体落下时，高空抛物检测摄像机对通过人工智能算法对图像进行分析和确认，并在现场和监控中心地图显示报警区域并实时弹出报警画面。采用室外立杆安装，每栋楼前部安装点位。
- 5、河道警戒监控：监控范围新桥河公园周边河道、阅读公园临近河道、泽丰家园北部河道、泰和家园临近河道，当有人员越过设置的虚拟电子划线时，河道警戒摄像机对通过人工智能算法对图像进行分析和确认，并在现场和监控中心地图显示报警区域并实时弹出报警画面。采用室外立杆安装。
- 6、消防占道警戒报警监控：检测范围包括泽丰家园、泰和家园、国悦府、品致小区等消防出入口大门，当有车辆违章停车时，摄像头摄像机对通过人工智能算法对图像进行分析和确认，并在现场和监控中心地图显示报警区域并实时弹出报警画面。采用室外壁挂安装。
- 7、电瓶车入梯预警监控：检测范围包括泽丰家园、泰和家园、国悦府、品致小区单元电梯内，当检测到有用户把电瓶车推入电梯时，摄像头摄像机对通过人工智能算法对图像进行分析和确认，并在监控中心地图显示报警区域并实时弹出报警画面。采用室内轿厢顶吸顶安装。
- 8、热成像预警摄像机：检测范围包括泽丰家园、泰和家园的电瓶车充电桩位置，当有监控画面内出现明火时，摄像头摄像机对通过人工智能算法对图像进行分析和确认，并在监控中心地图显示报警区域并实时弹出报警画面。采用壁挂安装。
- 9、高点鹰眼全景监控：监控范围包含新桥河公园、青少年公园、阅读公园，安装于泽丰家园楼栋制高点，监控中心实时显示整个场景的全景高清画面，同事可以通过摄像机内的高速动点对画面任何区域的局部进行放大和图像聚集实现重点监控。
- 10、监控摄像机接入线缆采用六类网线,到室外网络箱汇聚节点，箱内放置供电设备，通信距离不超过100米，主干采用8芯光缆+RVV3*1.5电源线，所有监控点汇聚至小区中心消控室。
- 11、小区消控室设计1台智能网络摄像机对小区内安装的监控摄像机进行图像存储和处理，设计安装一台55寸显示屏显示画面，实现实时监测小区内部监控画面、自动弹出报警画面等功能。

（二）车辆管理系统

- 1、阅读公园公共停车场安装车辆管理系统，出入口设计二台栅栏道闸机和车牌识别控制器，实现统一管理车辆停车规范，泰和家园小区由于道闸设备老旧，在泰和家园东面、西面车辆出入口设计二台栅栏道闸机和车牌识别控制器，实时管理小区内部车辆，保证车辆出入有序，小区固定用户和其它长期授权车辆（如办理月卡车辆）通过车牌自动识别进出小区和地下车库，访客临时车辆进出小区和地下车库需要门岗授权通行或自动按时收费通行，收费方式可以通过门岗人工收费和第三方平台（微信或支付宝）由车主刷码缴费通行。

设计单位			
 杭州园林景观设计有限公司 — Since 1989 — — 风景园林工程设计专项甲级 — 设计证书编号: A233006582 — 道路工程桥梁工程专业乙级 — 设计证书编号: A233006582 — 建 筑 工 程 专 业 乙 级 — 设计证书编号: A233006582			
建设单位			
工程名称			
平阳县昆阳镇城东 环境改造提升工程（未来社区）			
工程编号			
子 项			
类 别	实 名	签 名	
审 定			
审 核			
工程负责人			
专业负责人			
校 对			
设 计			
绘 图			
会签栏			
建 筑		电 气	
结 构		暖 通	
给排水		弱 电	
图纸名称			
设计说明（二）			
专业	弱电	设计阶段	初步设计
图号	弱电-02	修改版次	
出图盖章			
未盖技术出图章 本图纸无效			

设计说明

2、车辆管理平台车辆管理模块对车辆静态和动态数据进行综合管理，可以实现一位多牌和多位多牌等功能。

（二）信息发布系统

1、安装区域包含泽丰家园、泰和家园、国悦府、品致小区单元入户场地，实现未来社区内党建文化宣传、重要活动信息发布、紧急公告等，通过海康物联管理平台统一管理，采用室内壁挂安装，每台信息发布屏配备物联网卡，取电方式就近弱电间，RVV3*1.5电源线至安装屏幕位置。

（三）智慧跑道及AR互动大屏系统

智慧漫步道利用新桥河公园地理优势，结合人脸识别，人脸抓拍、前端运算，分布式计算、大数据分析、数据匹配等多项高新技术，用户通过简单注册本产品就能随时随地在互动屏或小程序上查看自己的运动数据及排名，让每一个参与者充分体验到智慧跑道与环境的完美结合，人与智慧的互动趣味感，从而达到互知、互感、互动的运动新体验。通过大数据管理平台分析，随时监测用户的运动里程、步数、速度、消耗热量以及运动习惯和建议等，通过微信小程序等多终端、多媒体展现方式，为广大市民健身锻炼提供多元化、专业化、智能化、可视化的服务，让健身锻炼变得更加科学和高效。漫步道将新一代人工智能科技和大数据管理平台等融入到户外景观的健身场地或户外体验设施中，深入结合体育基建，有效构建了智能化可视化的智慧公园，通过科学互动的监测全民的运动情况，引导全民进行科学高效的锻炼，全面满足全民健身未来发展和智慧城市的建设需求，AI智慧交互大屏安装于新桥河公园东面入口区域漫步道起点位置，通过手机扫码、人脸抓拍录入信息后进行体验，580米闭环跑道区域安装4台AI识别柱，进行无感人脸抓拍对比，进行计算运动距离。智慧漫步道设备采取混凝土浇筑安装，每台设备1张物联网卡，RVV3*2.5电源线。

2、AR互动大屏及导览大屏安装于青少年公园北部入口位置，AR太极屏实现真人教学视频结合AR技术相，实现面对面教学，人体收拾触发AR肢体识别系统，游人只需要安装软件提示举起右手，软件即可识别开启互动程序，为青少年公园增添娱乐亮点，设备采取落地式混凝土浇筑安装，每台设备1张物联网卡，RVV3*2.5电源线。

（六）公园无线覆盖系统

根据公园景区的人流量和网络使用需求，选择高速、高带宽的WiFi设备，采用室外无线方式覆盖阅读公园、新桥河公园、青少年公园公共区域，阅读公园设置2个无线发射设备，新桥河公园3个无线发射设备，青少年公园设置2个无线发射设备，本案设计可实现500人同时在线上网，为社区人员提供休闲的娱乐体验。室外无线AP安装立杆处，通过六类网络线、rvv3*1.5电源线至室外网络柜，网络柜内安置POE交换机及光纤模块，8芯光缆汇聚到社区中心机房。

（七）LED屏驾驶舱系统

1、数字驾驶舱是依托城市大脑中枢算力支撑的数据协同数据化、在线化、智能化的城市管理和服务的全新的一个平台，使城市治理者可以实时掌握一手资料、一手舆情，并且通过分析、比较做出科学精准的决策和判断。在使用层面，数字驾驶舱设置了LED大屏，全面支撑平台办公，同时，驾驶舱还能根据不同的岗位、级别，严格区分权限，呈现个性化界面和内容，最大限度保护数据安全。

2、安装地点在阅读公园邻里中心，采用小间距P1.8MM模组，显示屏净尺寸为：宽7.04m*高4m，显示屏分辨率为：3784*2150，cat6网络线、rvv3*6电源线至社区中心机房，利用视频控制器接入操作电脑。

（八）智慧消防系统

1、智慧烟感：设计范围阅读公园共享书房6个点位、泰和家园小区一层架空层16个点位、泽丰家园小区一层架空层16个点位、儿童之家5个点位、国悦府小区一层架空层16个点位、品致小区一层架空层16个点位、幸福集市10个点位，采用光电检测原理，支持NB-IoT通讯方式，产品设计使用高品质元件，安全可靠，误报率低，功能性强，火灾发生时烟雾浓度达到阈值，探测器会发出声光报警，并且立即将报警信息上传至物联平台统一管理。

2、智慧消防栓水压检测：设计范围泰和家园小区室外消防栓5个点位、泽丰家园小区室外消防栓5个点位、国悦府小区室外消防栓6个点位、品致小区室外消防栓5个点位，室外消防栓安装后，即可对消防栓水压异常、栓体异常、异常开盖等问题实时远程上报并精准定位；结合物联网室外消防栓管理平台及移动应用，可对室外消防栓水压及栓体状态进行数字化、智能化、规范化管理。

3、智慧水箱水位监测：设计范围泰和家园小区楼栋顶层2个点位、泽丰家园小区楼栋顶层2个点位、国悦府小区楼栋顶层2个点位、品致小区楼栋顶层2个点位，设备支持NB-IOT、2G、4G和以太网等多种通讯方式 水箱液位达到报警阈值，采集终端会立即将报警信息上传至平台统一管理。

（九）综合管网系统

1、室内管网：室内采用Φ20mmPVC管敷设至设备位置，吊顶规范安装，并在附近安装电源。

2、室外管网：小区内部实行开挖填埋，放置Φ110pe管，开挖后及时填埋，勿影响小区人员正常出入，室外管道敷设施工完成后，须用防水材料堵塞，以防渗水。

（十）社区机房工程

1、本案工程包括机房防静电地板、接地系统、配电箱及浪涌保护、UPS系统。

2、中心机房安装防静电地板、整个防静电地板制作等电位接地，接地铜牌会接到接地箱，然后再通过铜牌连接到建筑等电位接地端。

3、中心机房设计10KVAUPS主机一台，配置32节100AH蓄电池，实现断电自动切换，后备电源断电后连续正常工作不短于4小时。

 
4、综合配电箱接入三相380V市电，然后输出到UPS主机，UPS输出到配电箱，然后再通过空气开关均衡分配到各智能化子系统，为系统设备供电。

三、其他说明

1、凡与施工有关而又未说明之处，参见国家、地方标准图集及相关规范规程施工，或由与业主协定方案施工。

2、本工程所选设备、材料，必须具有国家级检测中心的检测合格证书,必须满足与产品相关的国家标准,应当保证符合设计文件及合同的要求。

设计单位



杭州园林景观设计有限公司

— Since 1989 —

— 风景园林工程设计专项甲级 —

— 设计证书编号: A233006582 —

— 道路工程桥梁工程专业乙级 —

— 设计证书编号: A233006582 —

— 建 筑 工 程 专 业 乙 级 —

— 设计证书编号: A233006582 —

建设单位

工程名称

平阳县昆阳镇城东
环境改造提升工程（未来社区）

工程编号

子 项

类 别

实 名

签 名

审 定

审 核

工程负责人

专业负责人

校 对

设 计

绘 图

会签栏

建 筑

电 气

结 构

暖 通

给排水

弱 电

图纸名称

设计说明（三）

专业

弱电

设计阶段

初步设计

图号



弱电-03

修改版次

出图盖章

未盖技术出图章 本图纸无效

A3 420X297

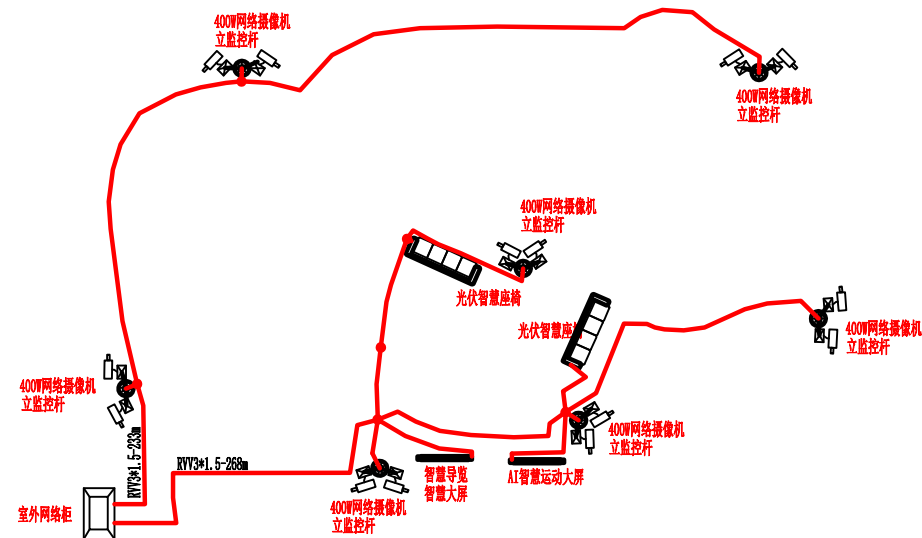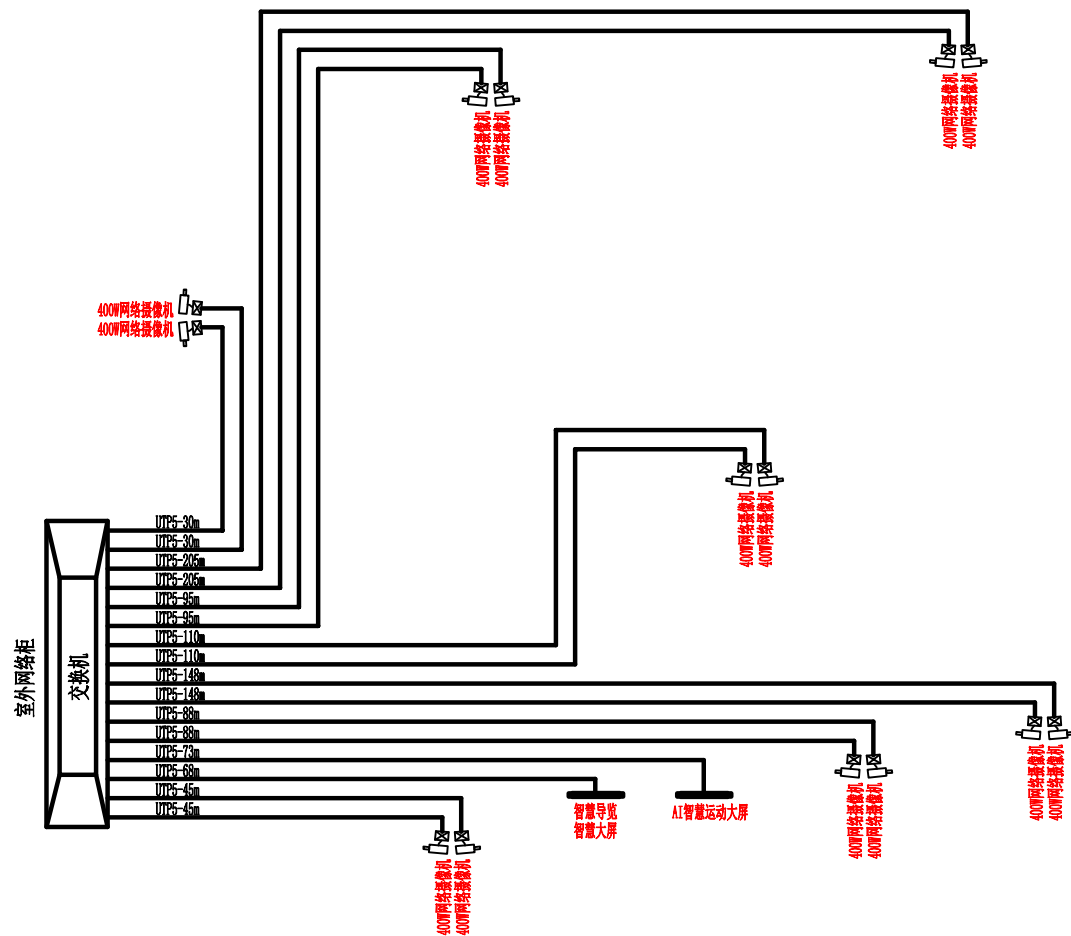

设计单位



杭州园林景观设计有限公司
— Since 1989 —
— 风景园林工程设计专项甲级 —
— 道路工程桥梁工程专业乙级 —
— 设计证书编号: A233006582 —
— 设计证书编号: A233006582 —
— 设计证书编号: A233006582 —


建设单位

工程名称
平阳县昆阳镇城东
环境改造提升工程（未来社区）

工程编号		
子项		
类别	实 名	签 名
审 定		
审 核		
工程负责人		
专业负责人		
校 对		
设 计		
绘 图		
会签栏		
建 筑	电 气	
结 构	暖 通	
给排水	弱 电	
图纸名称		
城东青少年公园系统图		
专业	弱电	设计阶段
图号	弱电-05	修改版次
初步设计		

出图盖章

未盖技术出图章 本图纸无效

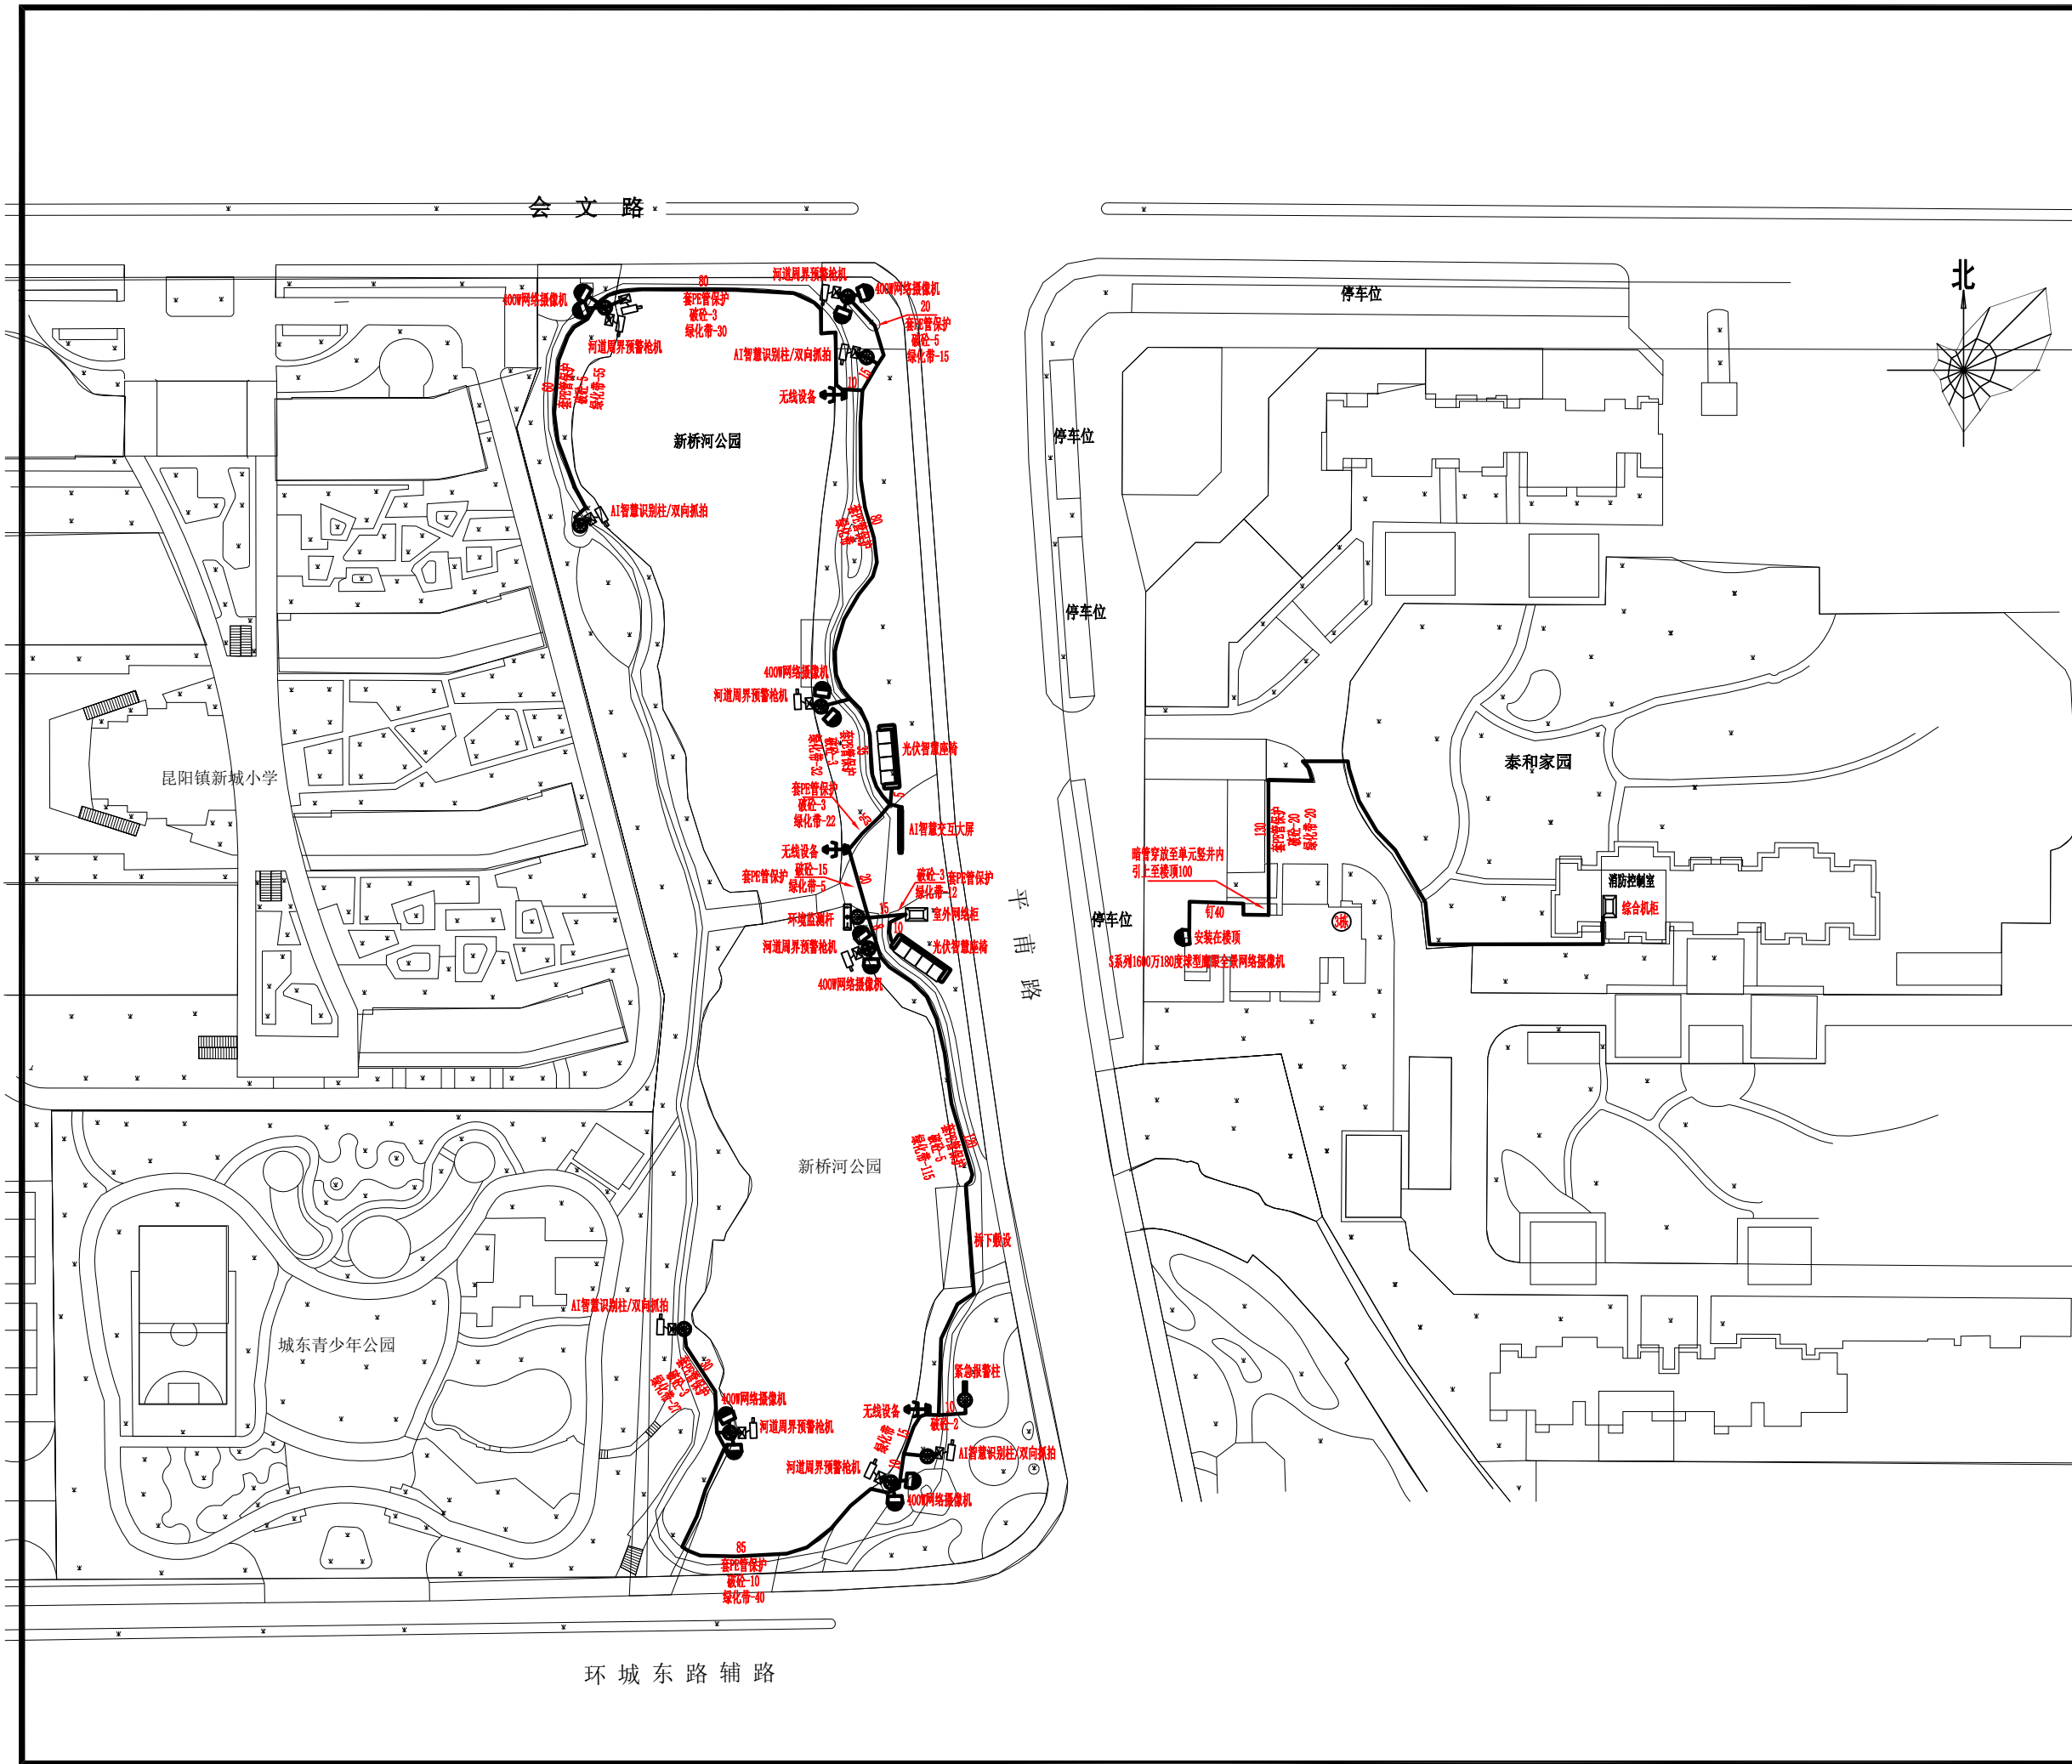

设计单位



杭州园林景观设计有限公司
— Since 1989 —

— 风景园林工程设计专项甲级 —
设计证书编号: A233006582

— 道路工程桥梁工程专业乙级 —
设计证书编号: A233006582

— 建筑工程专业乙级 —
设计证书编号: A233006582

建设单位

工程名称

平阳县昆阳镇城东
环境改造提升工程（未来社区）

工程编号		
子项		
类别	实 名	签 名
审 定		
审 核		
工程负责人		
专业负责人		
校 对		
设 计		
绘 图		

会签栏

建 筑	电 气	
结 构	暖 通	
给排水	弱 电	

图纸名称



新桥河公园总平面

专业	弱电	设计阶段	初步设计
图号	弱电-06	修改版次	


出图盖章

未盖技术出图章 本图纸无效

A3 420X297

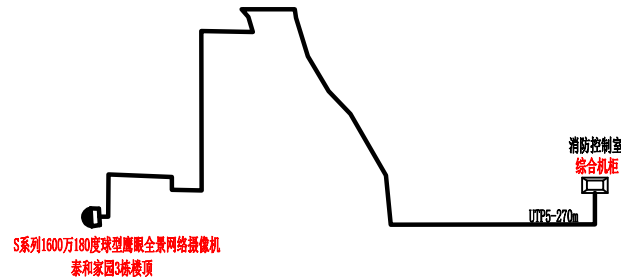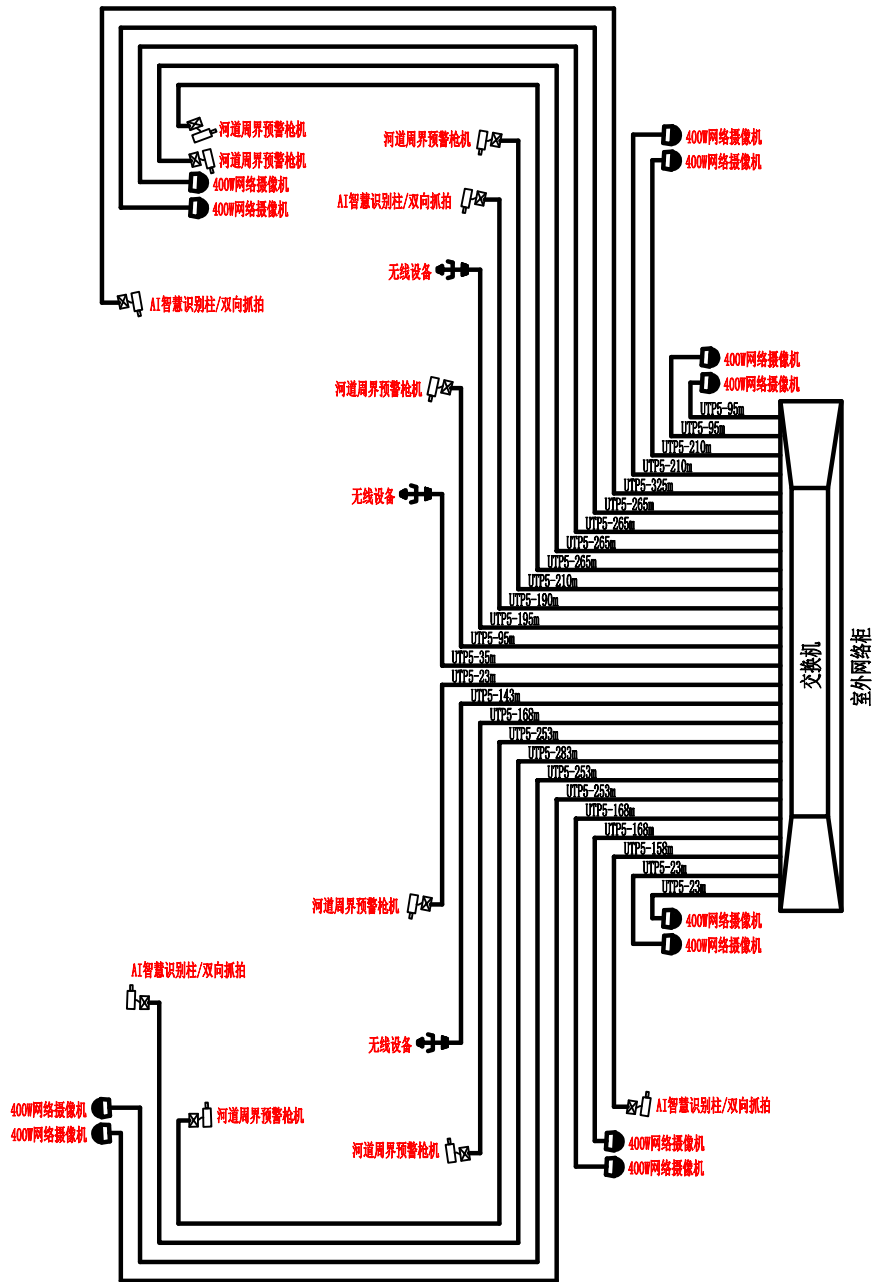

设计单位

 

杭州园林景观设计有限公司
— Since 1989 —

— 风景园林工程设计专项甲级 —
设计证书编号: A233006582

— 道路工程桥梁工程专业乙级 —
设计证书编号: A233006582

— 建 筑 工 程 专 业 乙 级 —
设计证书编号: A233006582

建设单位

工程名称


平阳县昆阳镇城东
环境改造提升工程（未来社区）

工程编号			
子 项			
类 别	实 名	签 名	
审 定			
审 核			
工程负责人			
专业负责人			
校 对			
设 计			
绘 图			
会签栏			
建 筑		电 气	
结 构		暖 通	
给排水		弱 电	


图纸名称			
新桥河公园系统图一			
专业	弱电	设计阶段	初步设计
图号	弱电-07	修改版次	

出图盖章

未盖技术出图章 本图纸无效

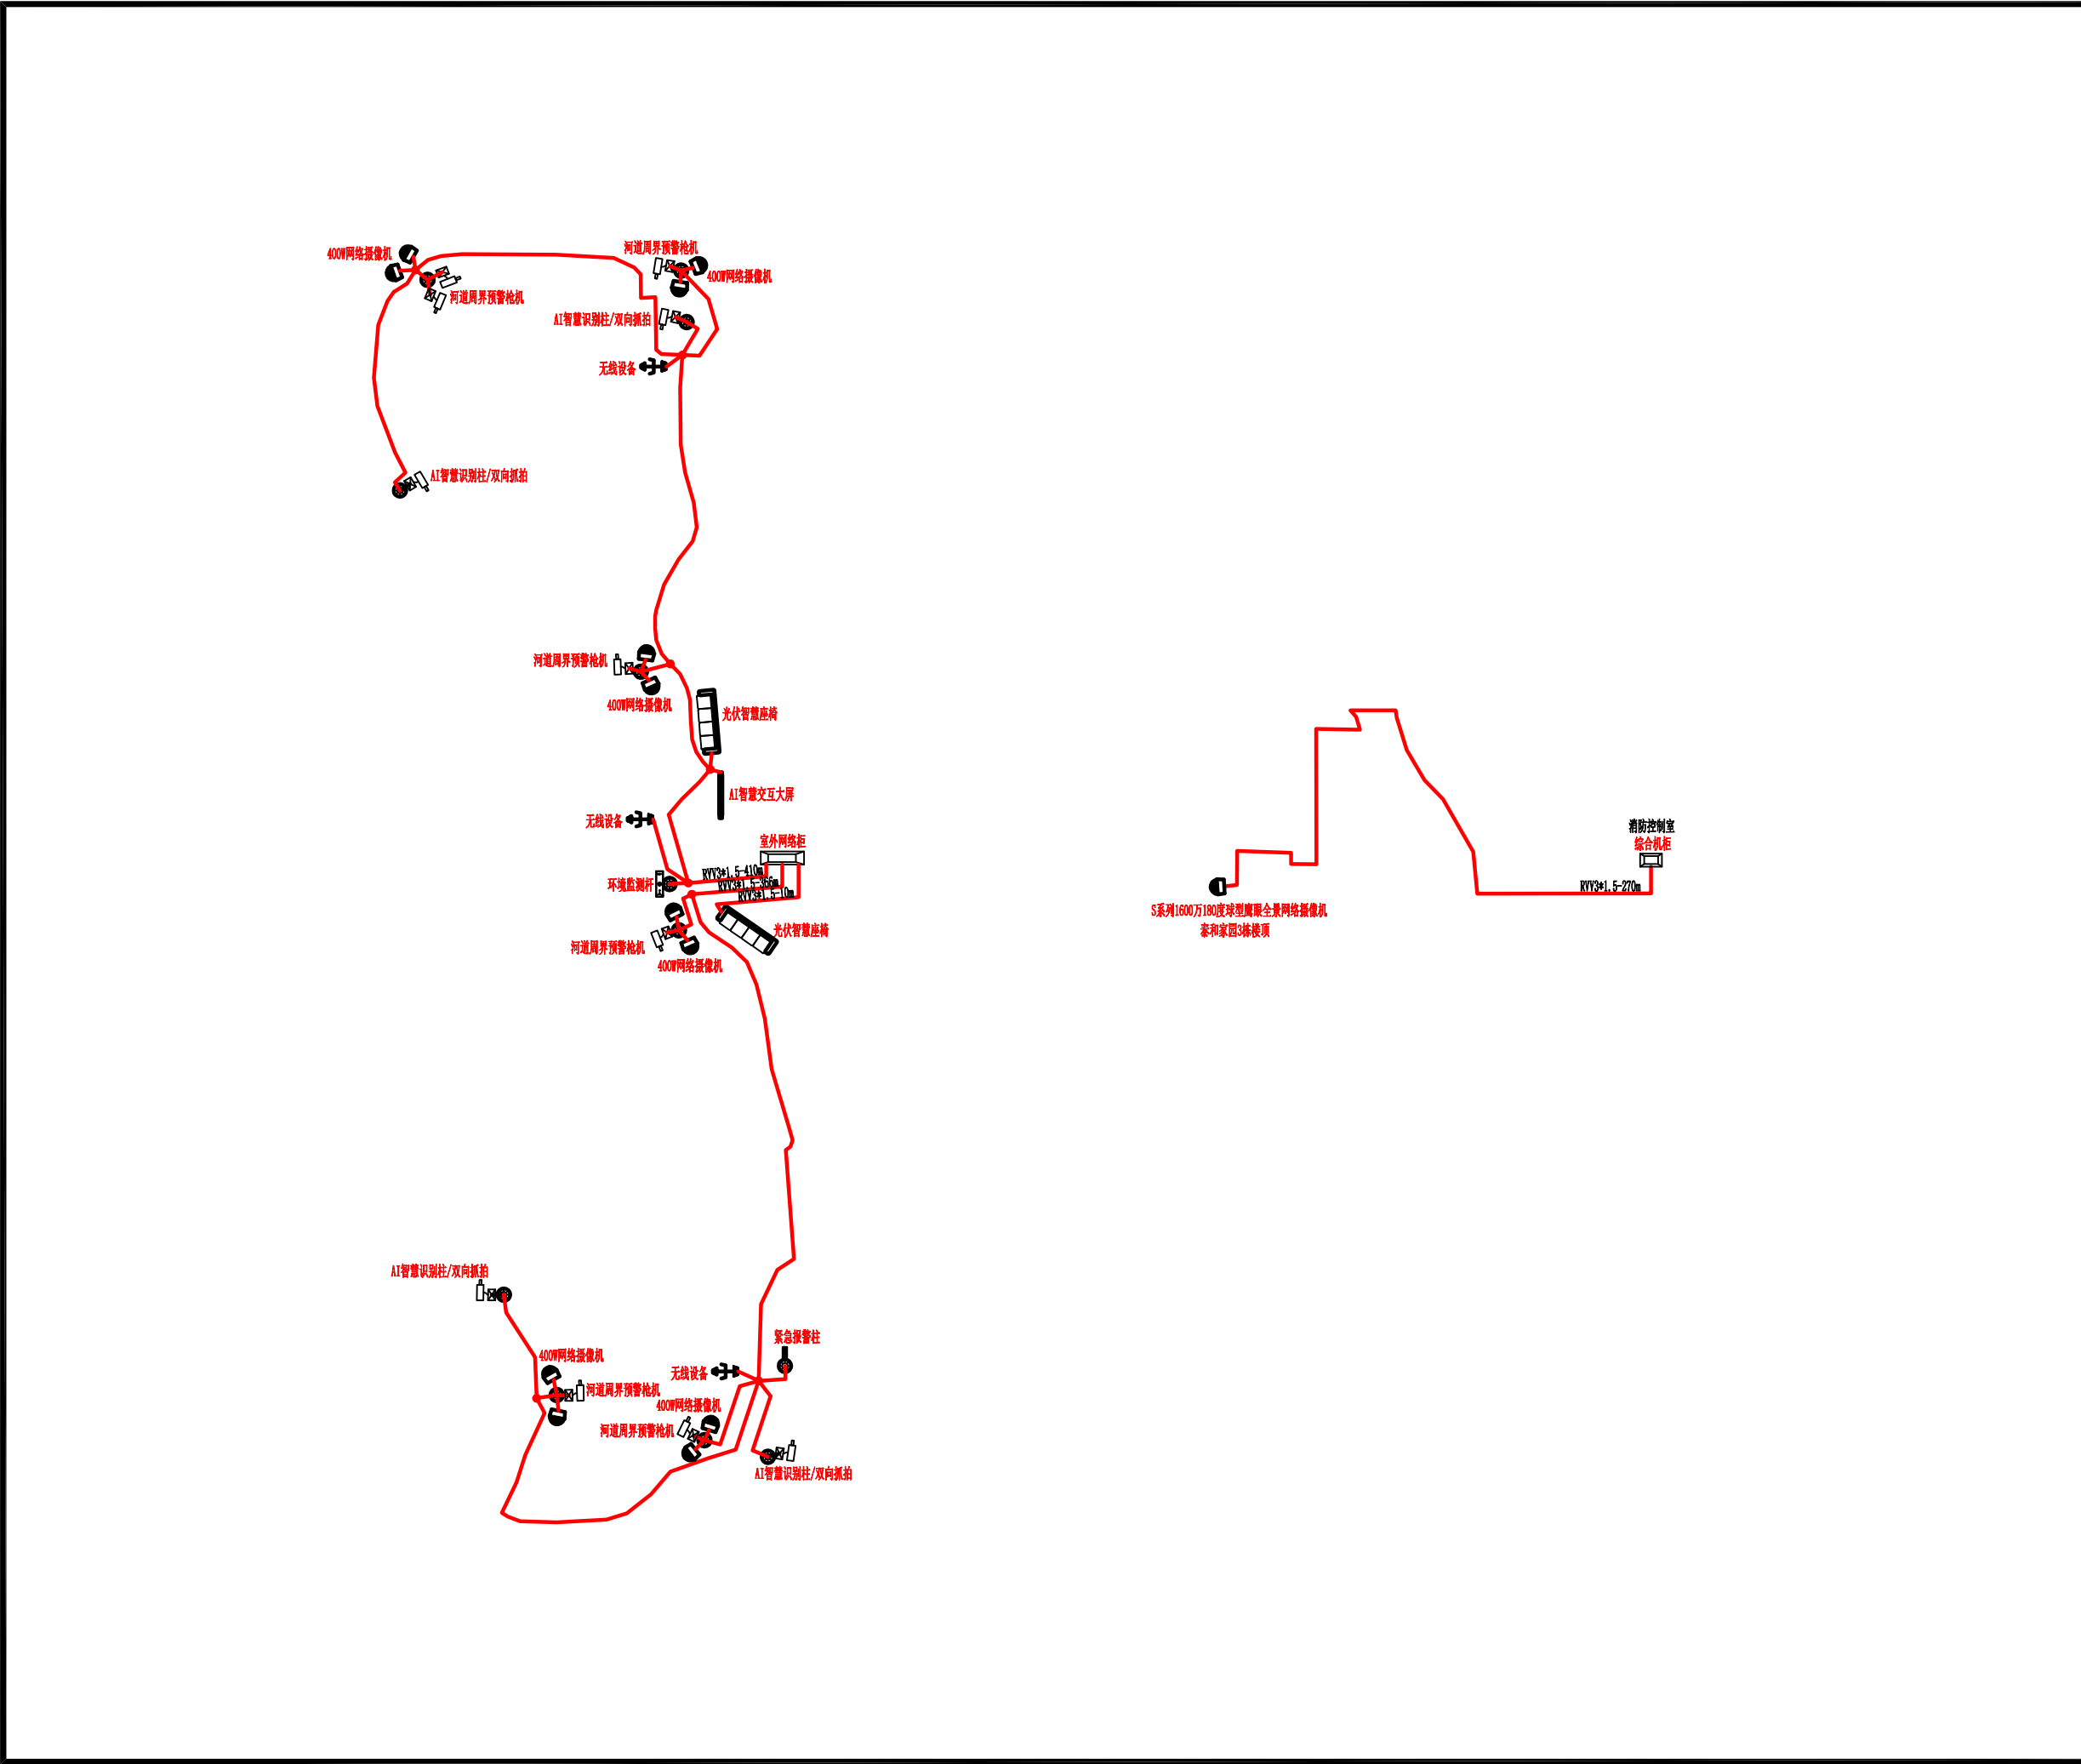

设计单位

 

杭州园林景观设计有限公司

— Since 1989 —

— 风景园林工程设计专项甲级 —

— 设计证书编号: A233006582 —

— 道路工程桥梁工程专业乙级 —

— 设计证书编号: A233006582 —

— 建 筑 工 程 专 业 乙 级 —

— 设计证书编号: A233006582 —

建设单位

工程名称

平阳县昆阳镇城东
环境改造提升工程（未来社区）

工程编号			
子 项			
类 别	实 名	签 名	
审 定			
审 核			
工程负责人			
专业负责人			
校 对			
设 计			
绘 图			
会签栏			
建 筑		电 气	
结 构		暖 通	
给排水		弱 电	




图纸名称

新桥河公园系统图二


专业	弱电	设计阶段	初步设计
图号	弱电-08	修改版次	

出图盖章

未盖技术出图章 本图纸无效

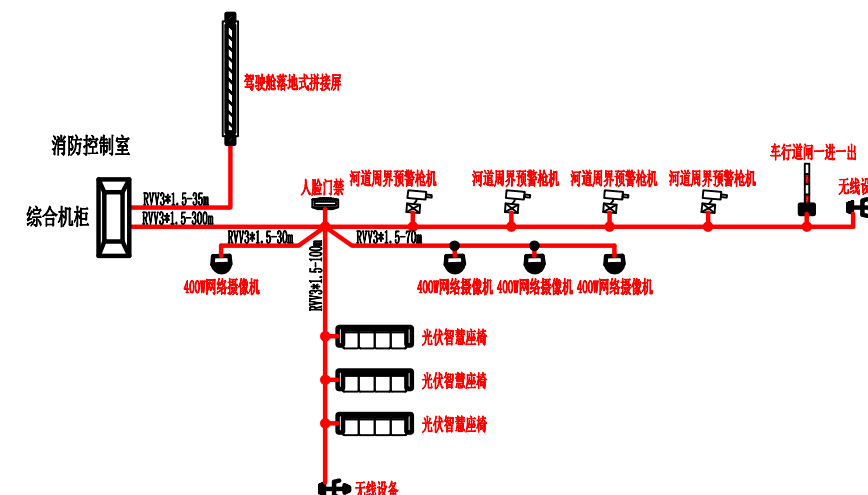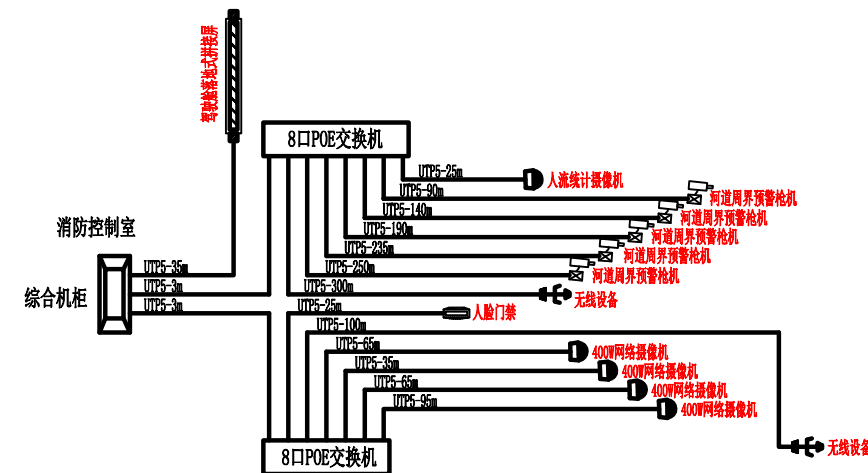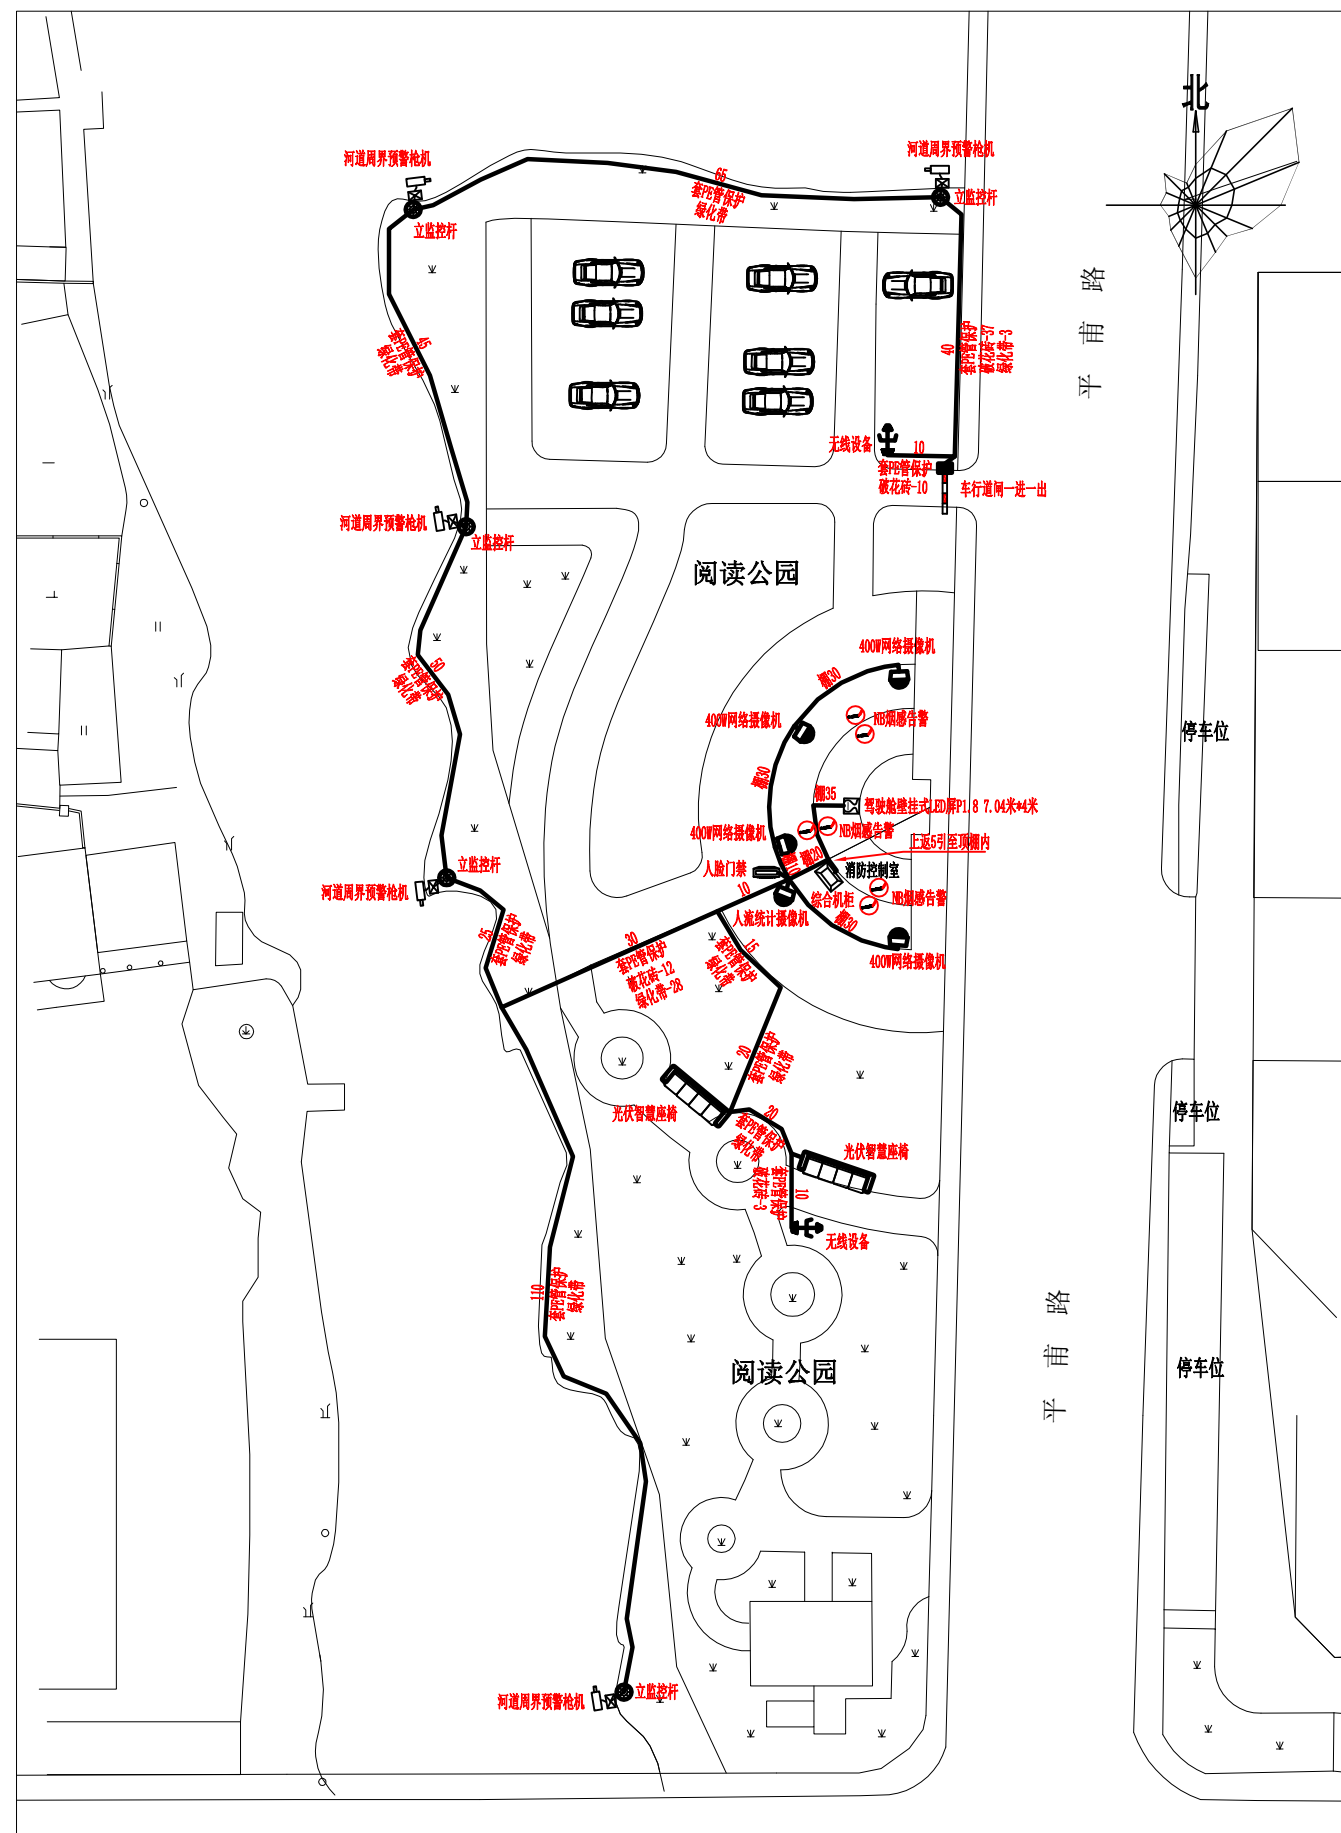

设计单位

 

杭州园林景观设计有限公司
— Since 1989 —

—— 风景园林工程设计专项甲级 ——
设计证书编号: A233006582

—— 道路工程桥梁工程专业乙级 ——
设计证书编号: A233006582

—— 建筑工程专业乙级 ——
设计证书编号: A233006582

建设单位

工程名称	_____
------	-------

平阳县昆阳镇城东
环境改造提升工程（未来社区）

工程编号

子项	数量	单位	金额
1. 材料费			
2. 人工费			
3. 机械费			
4. 管理费			
5. 利润			
6. 税金			
7. 其他			
8. 合计			

类别	数量	备注
...	...	...

審定

审核

工程负责人

专业负责人

校 对

设计

绘图

会签栏

建筑

结构

给排水

图纸名称

阅读公园总平面图、系统图

专业	
----	--

图号	
----	--

出图盖章

1

1

1

1

1

1


I

 
I

1

未盖技术出图章 本图纸无效


A3 420X297

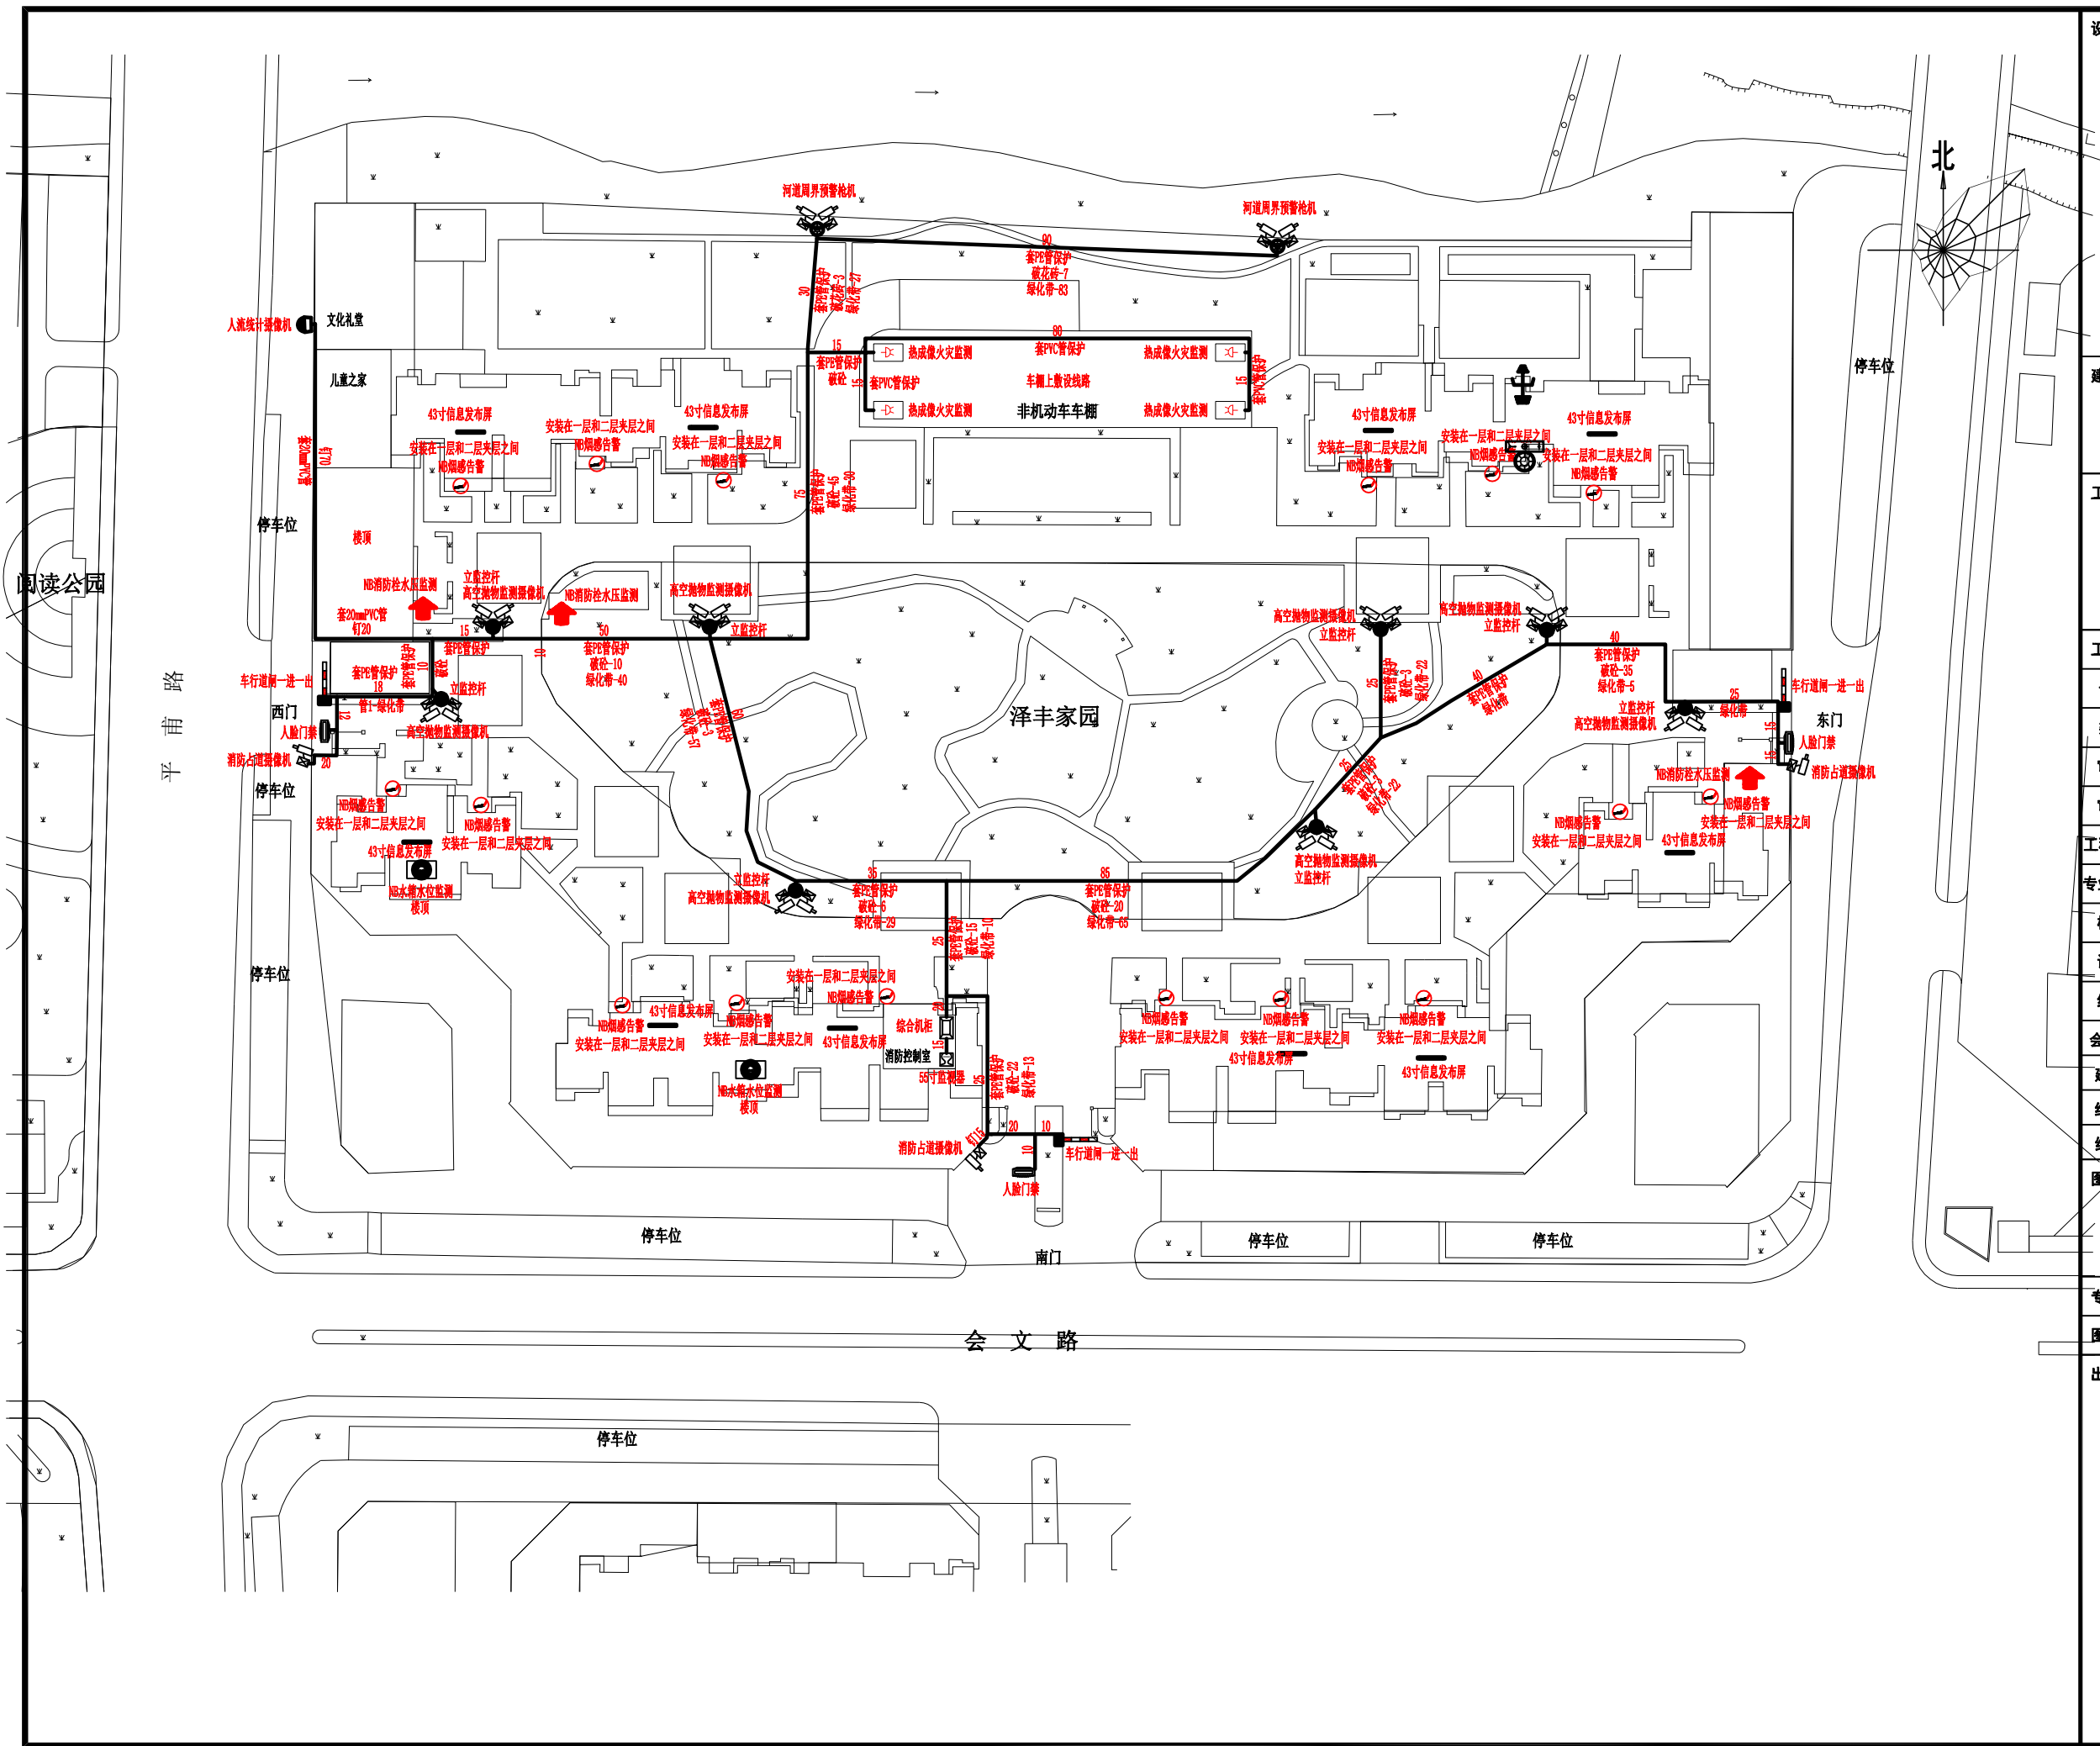

设计单位			
 杭州园林景观设计有限公司 — Since 1989 — — 风景园林工程设计专项甲级 — — 设计证书编号: A233006582 — — 道路工程桥梁工程专业乙级 — — 设计证书编号: A233006582 — — 建 筑 工 程 专 业 乙 级 — — 设计证书编号: A233006582 —			
建设单位			
工程名称			
平阳县昆阳镇城东 环境改造提升工程（未来社区）			
工程编号			
子 项			
类 别	实 名	签 名	
审 定			
审 核			
工程负责人			
专业负责人			
校 对			
设 计			
绘 图			
会签栏			
建 筑		电 气	
结 构		暖 通	
给排水		弱 电	
图纸名称			
泽丰家园总平面图			
专业	弱电	设计阶段	初步设计
图号	弱电-10	修改版次	

未盖技术出图章 本图纸无效

 设计单位



杭州园林景观设计有限公司
— Since 1989 —

— 风景园林工程设计专项甲级 —
设计证书编号: A2330006582

— 道路工程桥梁工程专业乙级 —
设计证书编号: A2330006582

— 建 筑 工 程 专 业 乙 级 —
设计证书编号: A2330006582

建设单位

工程名称

平阳县昆阳镇城东
环境改造提升工程（未来社区）


工程编号			
子 项			
类 别	实 名	签 名	
审 定			
审 核			
工程负责人			
专业负责人			
校 对			
设 计			
绘 图			
会签栏			
建 筑		电 气	
结 构		暖 通	
给排水		弱 电	
图纸名称			
泽丰家园系统图二			
专业	弱电	设计阶段	初步设计
图号	弱电-12	修改版次	


出图盖章

出图日期

未盖技术出图章

版本
本图纸无效

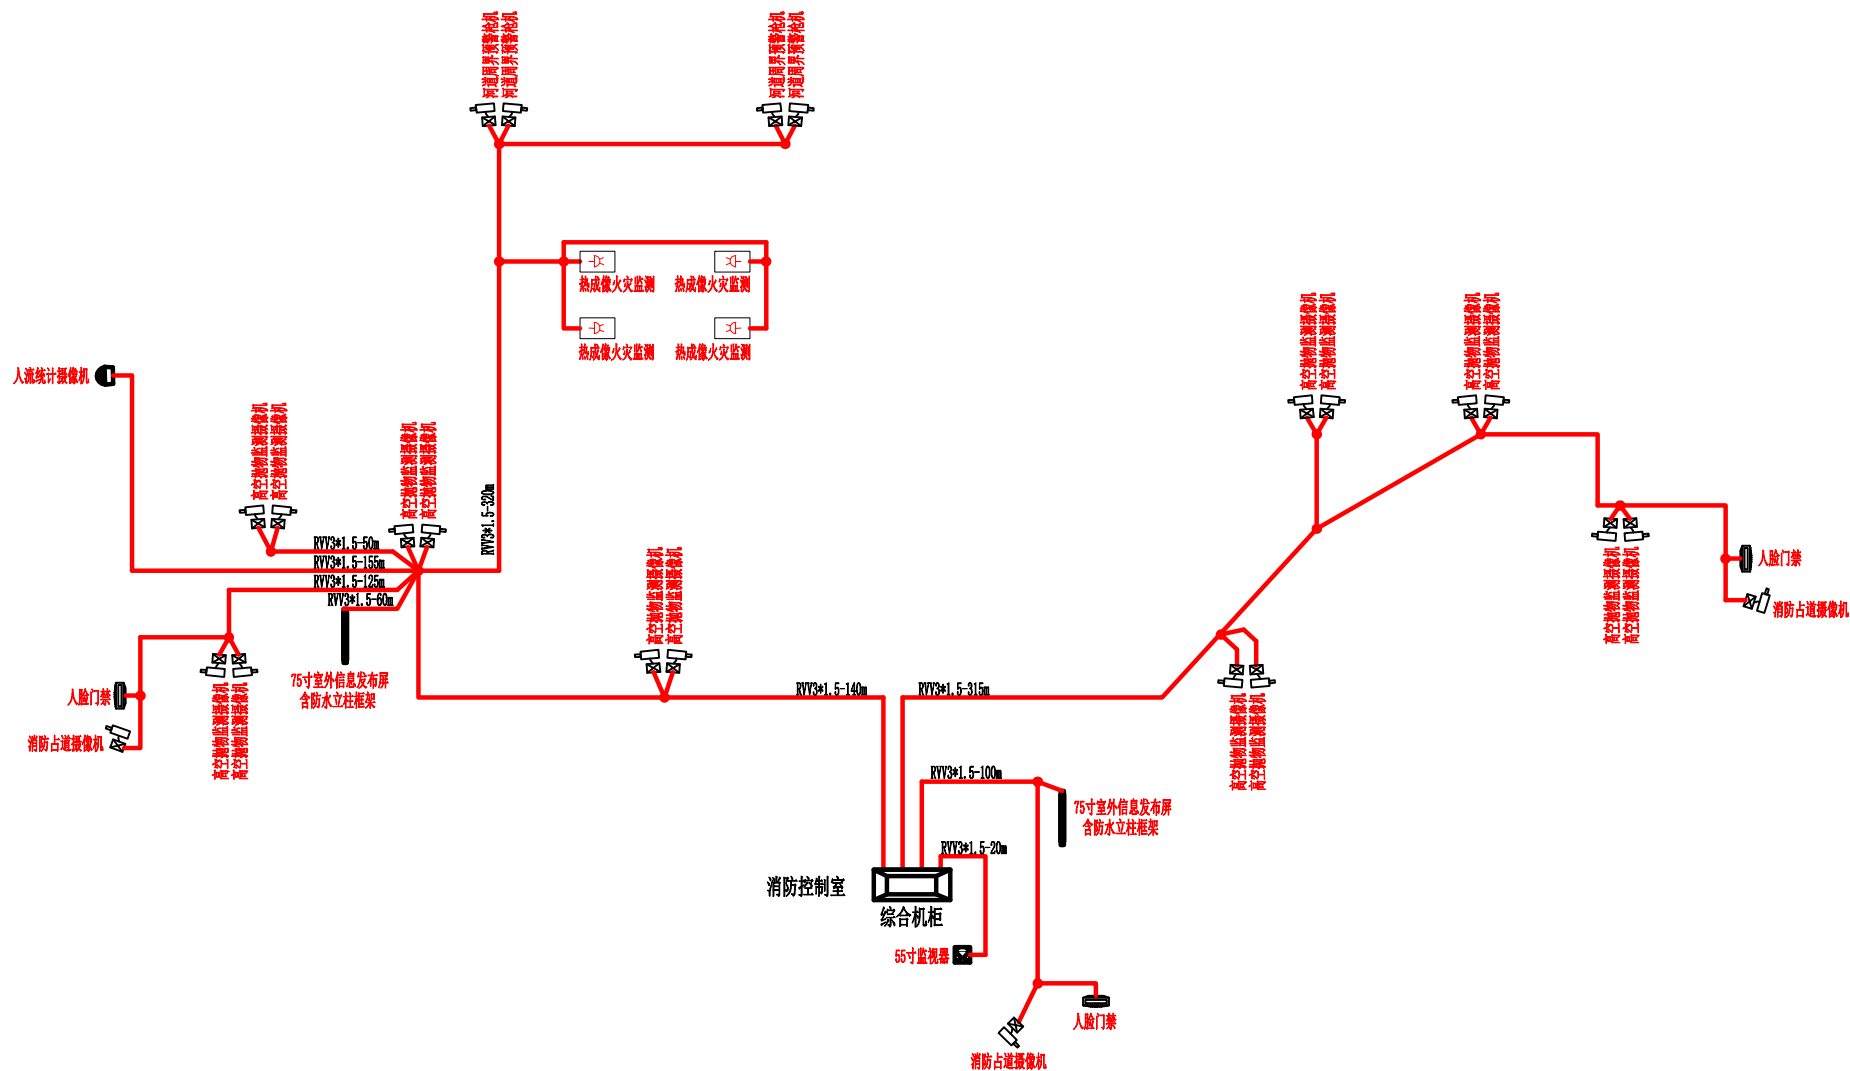

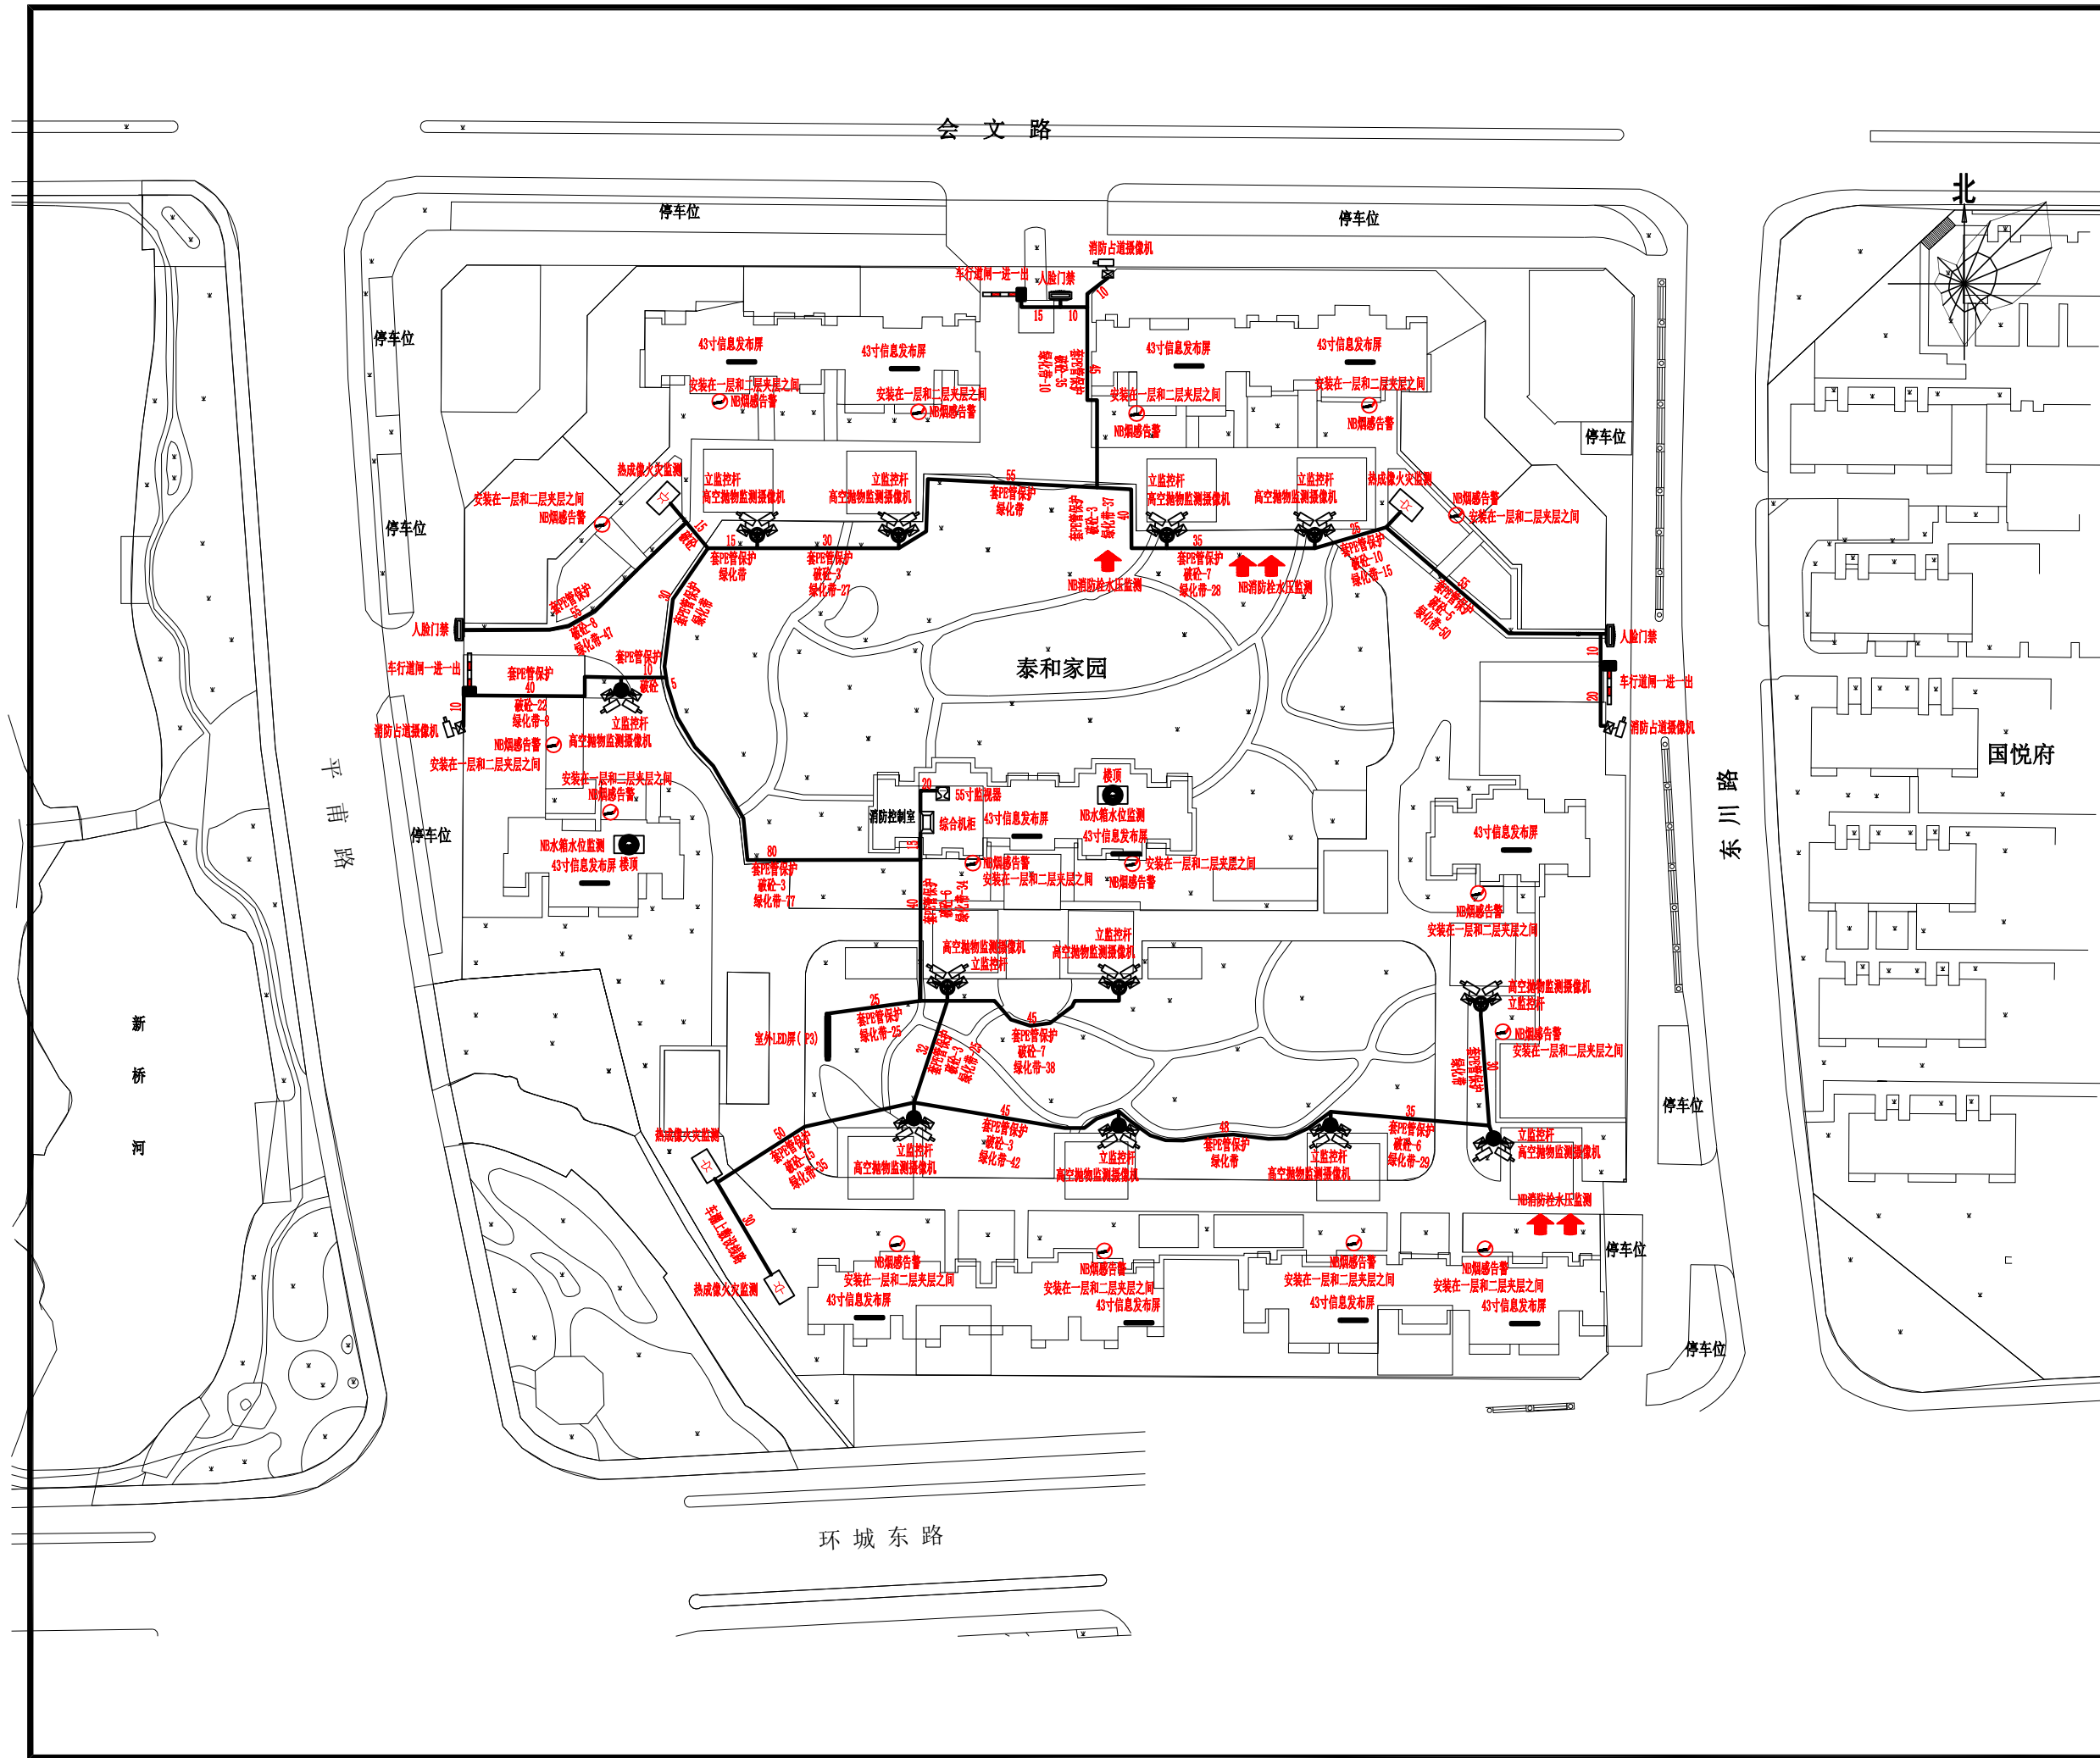

设计单位

杭州园林景观建设有限公司

Since 1989

— 风景园林工程设计专项甲级 —

— 设计证书编号: A233006582 —

— 道路工程桥梁工程专业乙级 —

— 设计证书编号: A233006582 —

— 建筑工程专业乙级 —

— 设计证书编号: A233006582 —

建设单位

工程名称

平阳县昆阳镇城东
环境改造提升工程（未来社区）

工程编号

子项

类别

审定

审核

工程负责人

专业负责人

校对

设计

绘图

会签栏

建筑

结构

给排水

电气

暖通

弱电

图纸名称

泰和家园总平面图

专业

弱电

设计阶段

初步设计

图号

弱电-13


修改版次

 
出图盖章

未盖技术出图章 本图纸无效

A3 420X297

利用 pdfFactory Pro 测试版本创建的PDF文档 www.pdffactory.com

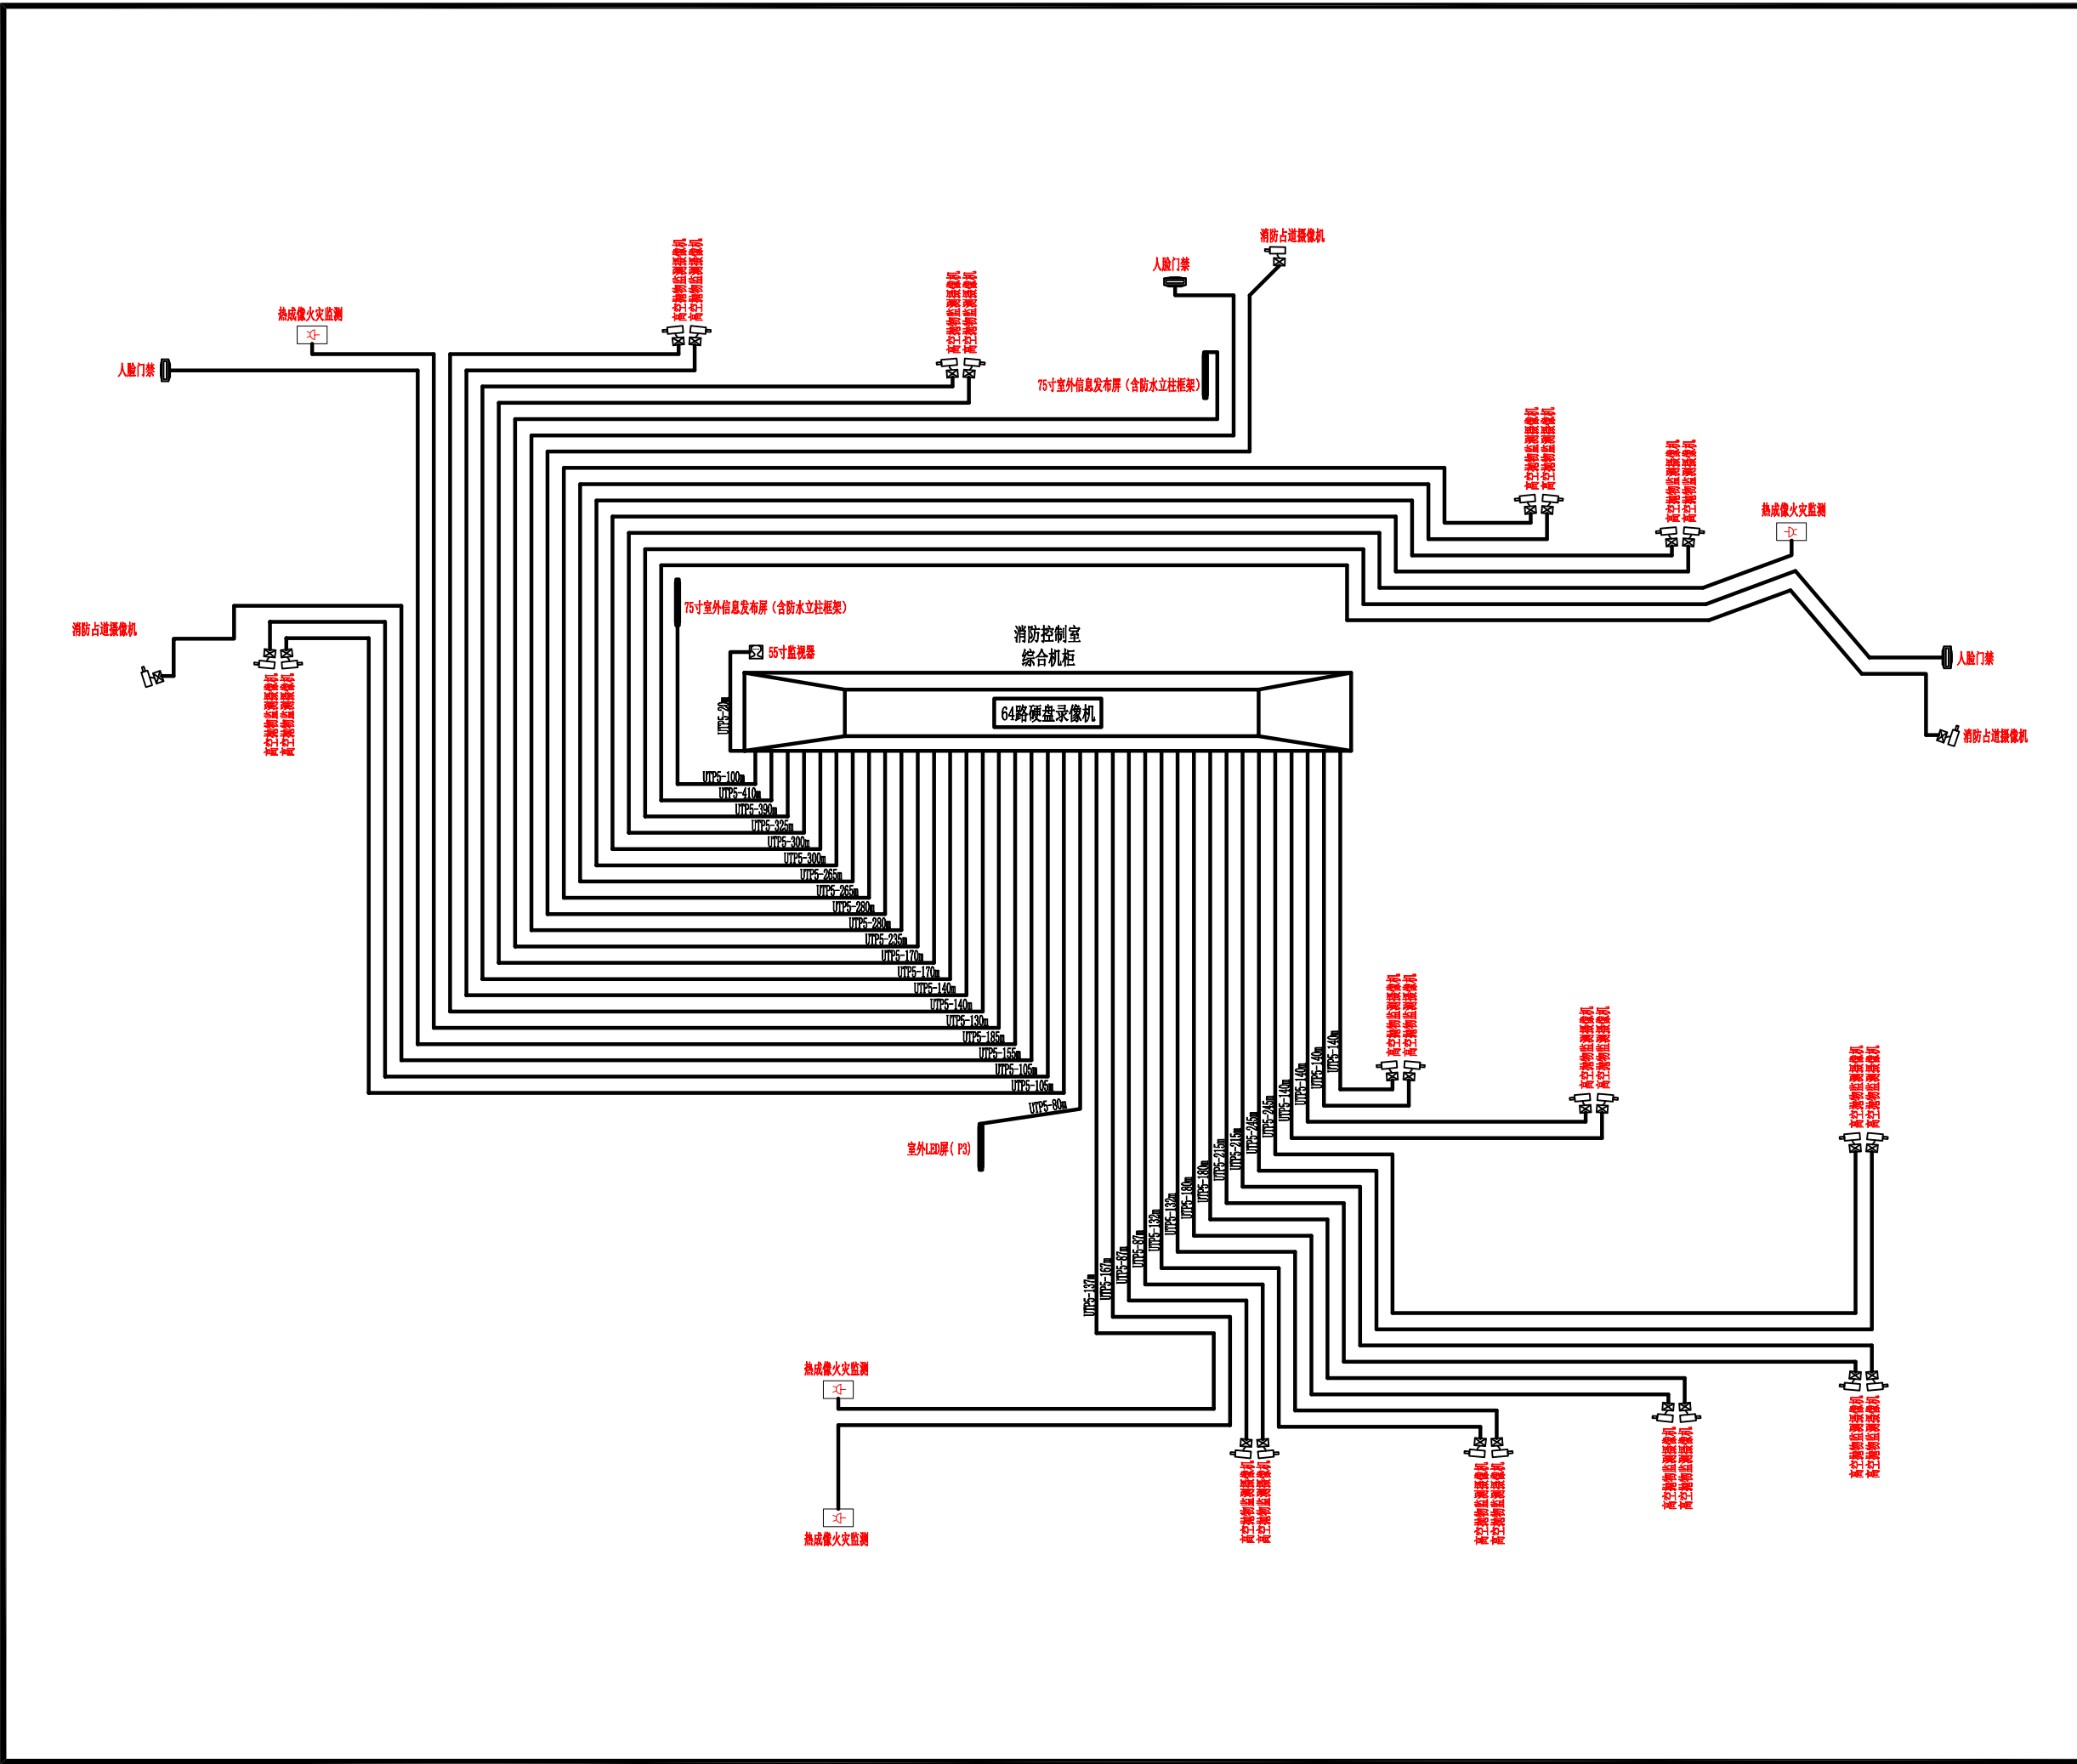



杭州园林景观设计有限公司
— Since 1989 —

— 风景园林工程设计专项甲级 —
设计证书编号: A233006582

— 道路工程桥梁工程专业乙级 —
设计证书编号: A233006582

— 建 筑 工 程 专 业 乙 级 —
设计证书编号: A233006582

设计单位

建设单位

工程名称

平阳县昆阳镇城东
环境改造提升工程（未来社区）

工程编号			
子 项			
类 别	实 名	签 名	
审 定			
审 核			
工程负责人			
专业负责人			
校 对			
设 计			
绘 图			

会签栏

建 筑		电 气	
结 构		暖 通	
给排水		弱 电	

图纸名称


泰和家园系统图一

专业	弱电	设计阶段	初步设计
图号	弱电-14	修改版次	

出图盖章

未盖技术出图章 本图纸无效

A3 420X297

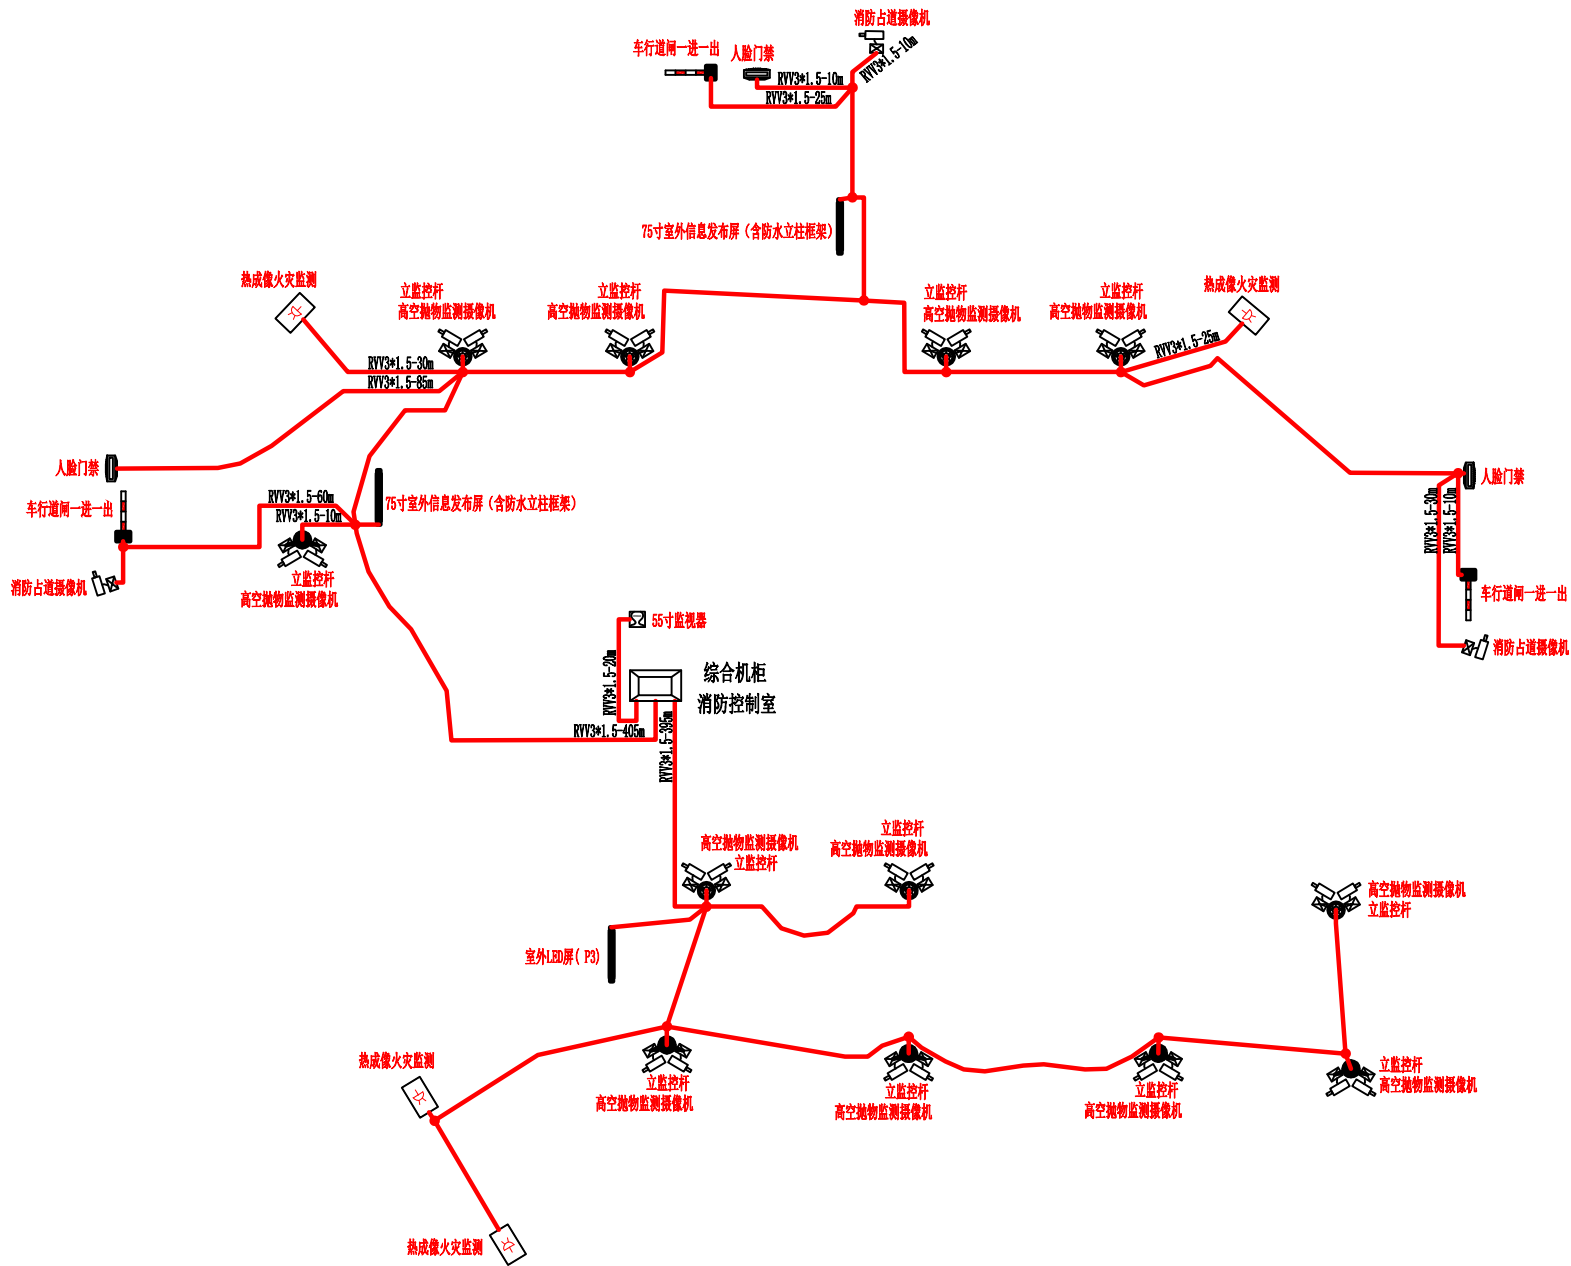

设计单位



杭州园林景观设计有限公司
— Since 1989 —
— 风景园林工程设计专项甲级 —
— 设计证书编号: A2330006582 —
— 道路工程桥梁工程专业乙级 —
— 设计证书编号: A2330006582 —
— 建 筑 工 程 专 业 乙 级 —
— 设计证书编号: A2330006582 —

建设单位

工程名称

平阳县昆阳镇城东
环境改造提升工程（未来社区）

工程编号		
子 项		
类 别	实 名	签 名
审 定		
审 核		
工程负责人		
专业负责人		
校 对		
设 计		
绘 图		

会签栏		
建 筑	电 气	
结 构	暖 通	
给排水	弱 电	



图纸名称

泰和家园系统图二

专业	弱电	设计阶段	初步设计
图号	弱电-15	修改版次	

出图盖章

未盖技术出图章 本图纸无效

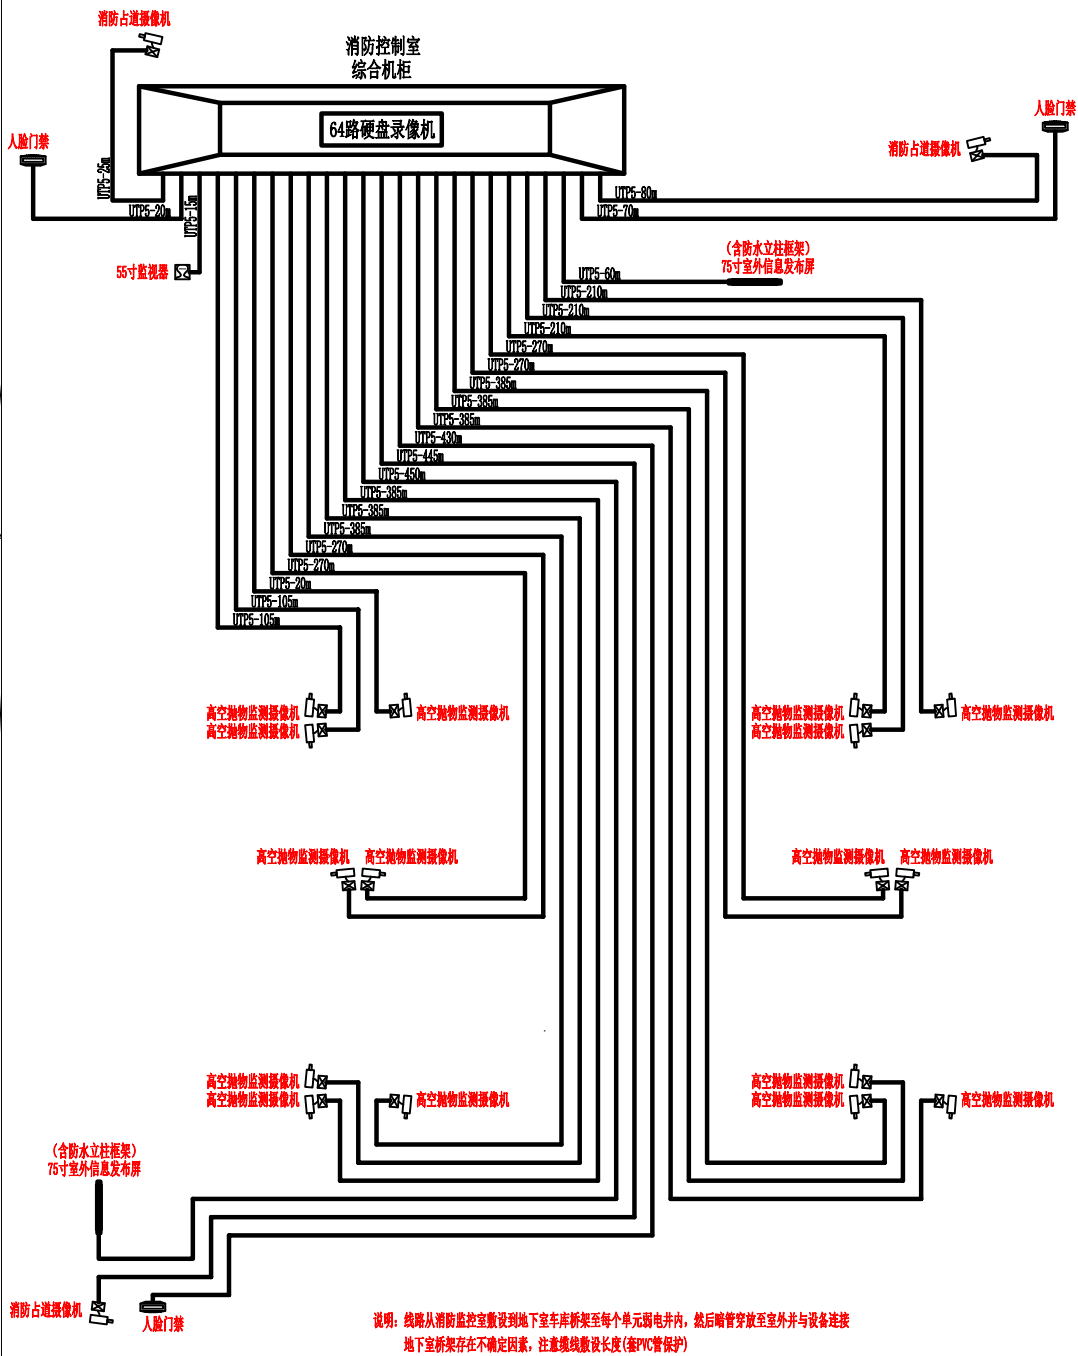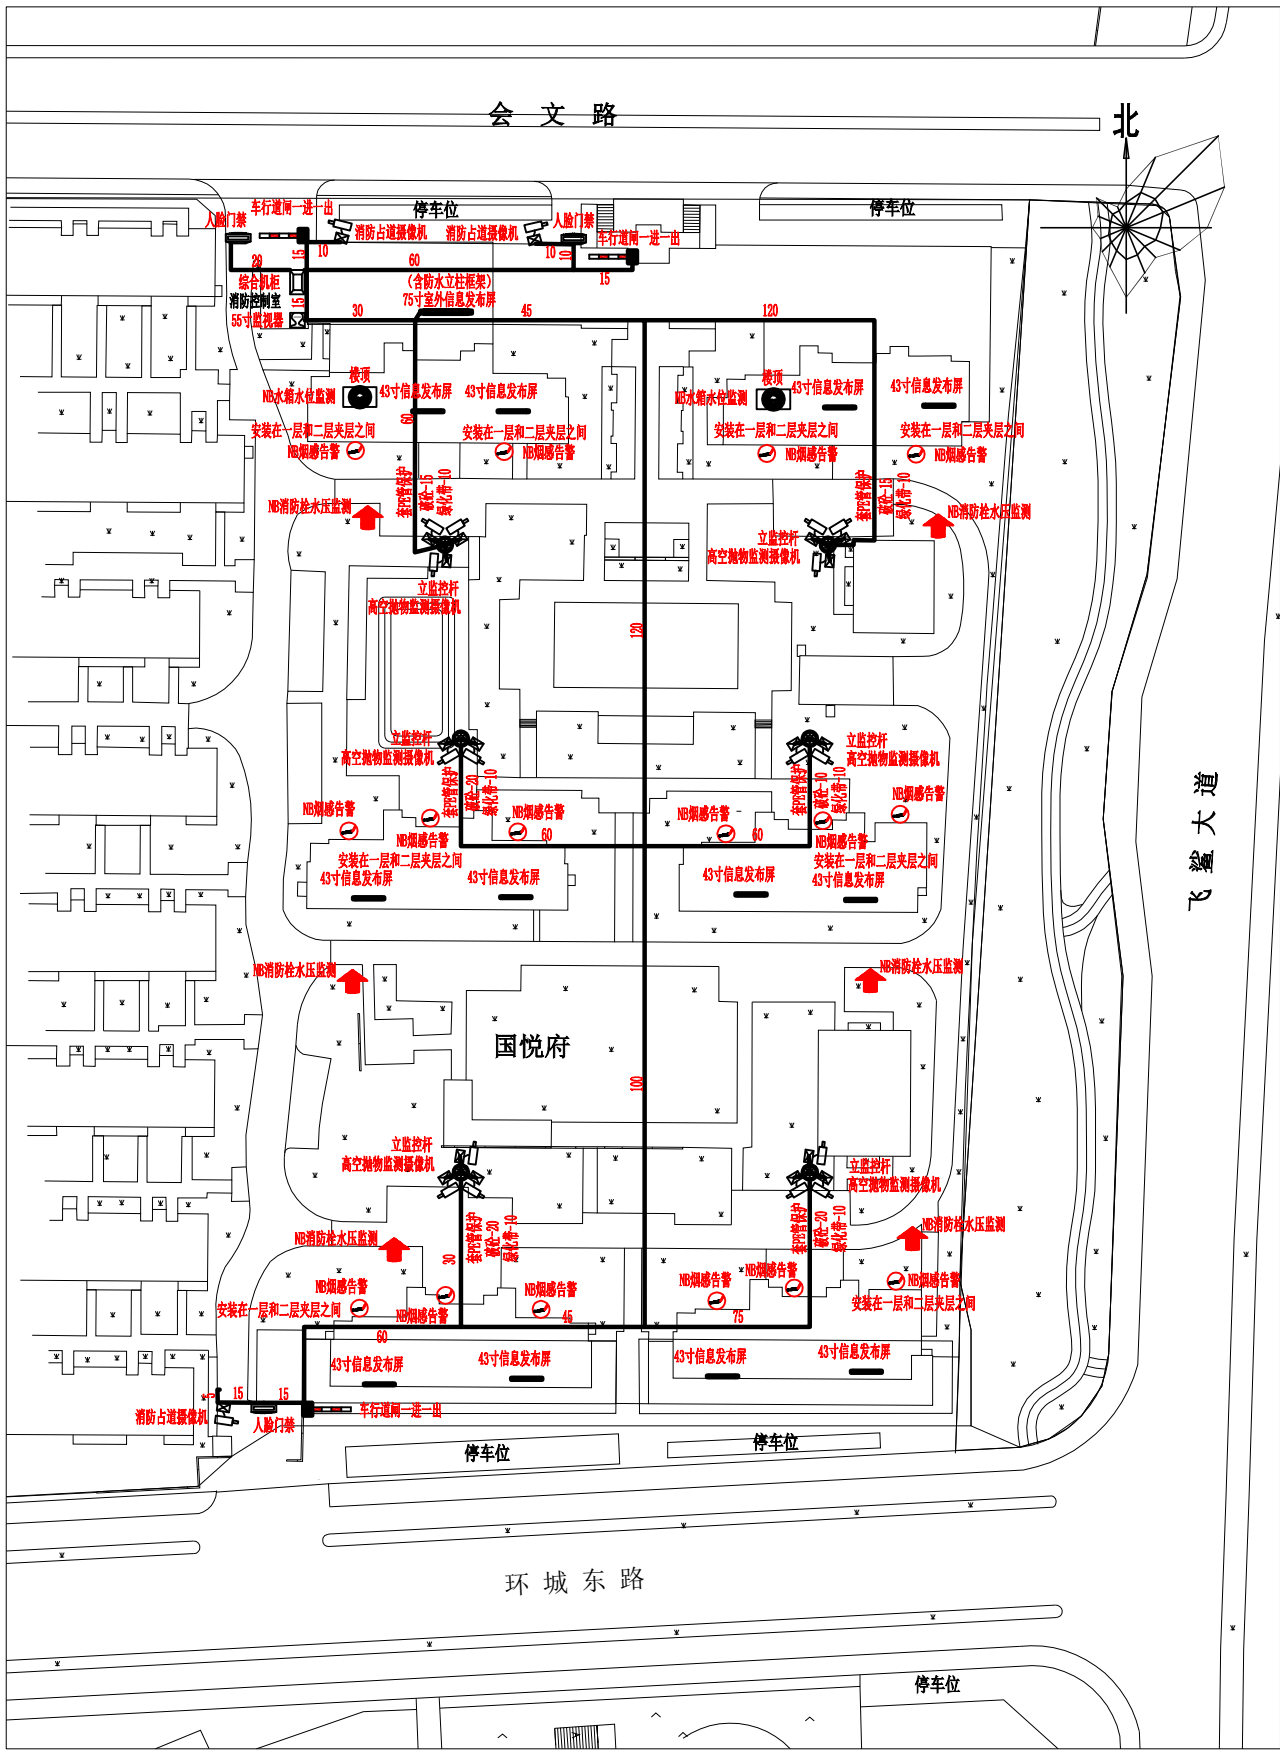

设计单位

杭州园林景观设计有限公司
— Since 1989 —

— 风景园林工程设计专项甲级 —
— 道路工程桥梁工程专业乙级 —
— 设计证书编号: A233006582 —
— 设计证书编号: A233006582 —
— 设计证书编号: A233006582 —

建设单位

工程名称

平阳县昆阳镇城东
环境改造提升工程（未来社区）

工程编号		
子项		
类别	实 名	签 名
审 定		
审 核		
工程负责人		
专业负责人		
校 对		
设 计		
绘 图		
会签栏		
建 筑	电 气	
结 构	暖 通	
给排水	弱 电	


图纸名称

国悦府总平面图、系统图（一）

专业	弱电	设计阶段	初步设计
图号	弱电-16	修改版次	

出图盖章

未盖技术出图章 本图纸无效

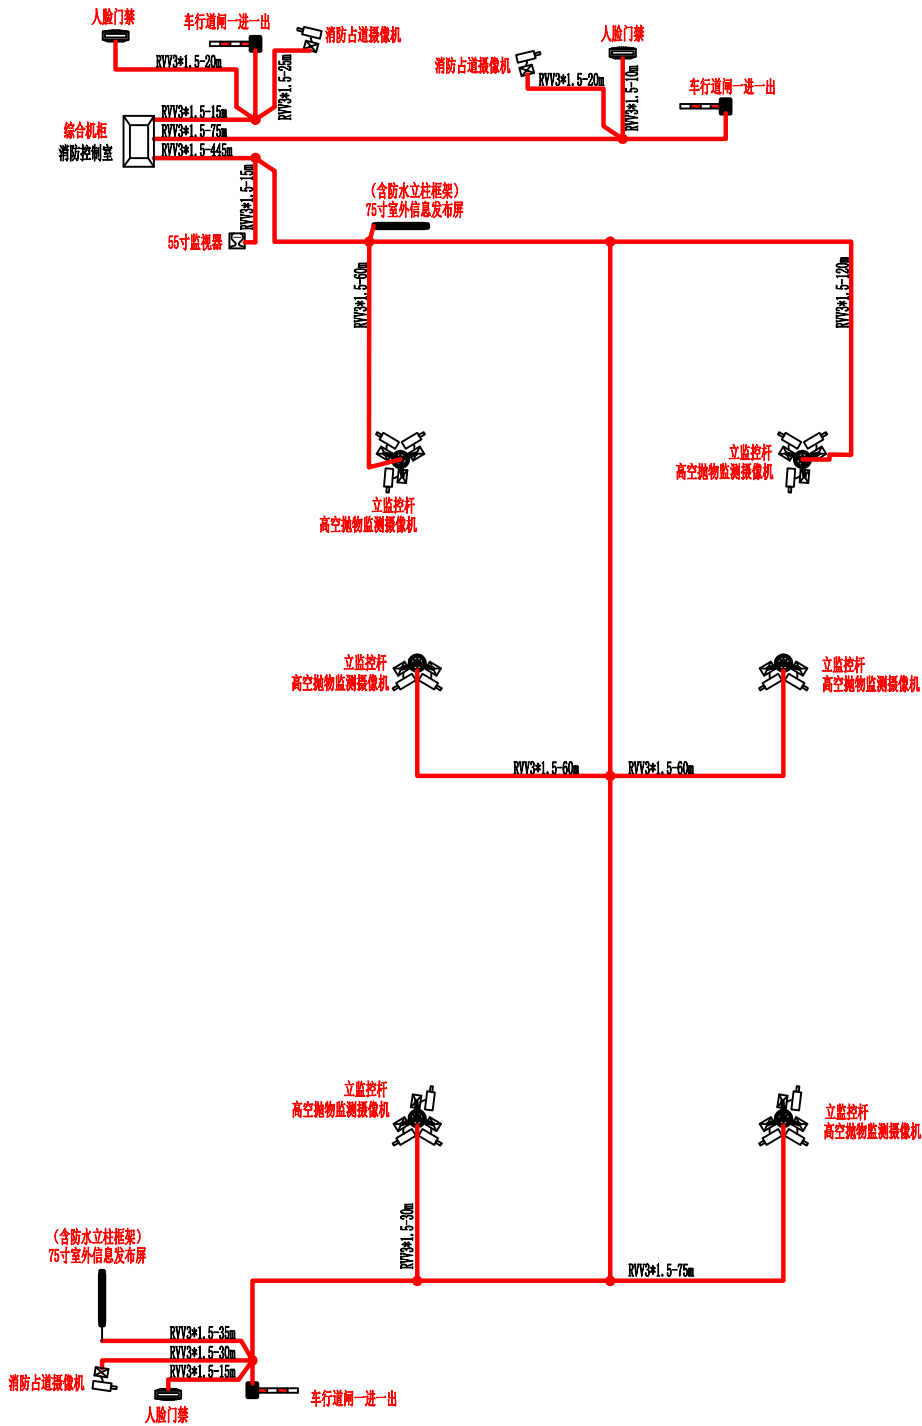

设计单位



杭州园林景观设计有限公司
— Since 1989 —

— 风景园林工程设计专项甲级 —
设计证书编号: A233006582

— 道路工程桥梁工程专业乙级 —
设计证书编号: A233006582

— 建 筑 工 程 专 业 乙 级 —
设计证书编号: A233006582

建设单位

工程名称

平阳县昆阳镇城东
环境改造提升工程（未来社区）

工程编号		
子 项		
类 别	实 名	签 名
审 定		
审 核		
工程负责人		
专业负责人		
校 对		
设 计		
绘 图		

会签栏			
建 筑		电 气	
结 构		暖 通	
给排水		弱 电	


图纸名称			
国悦府系统图二			
专业	弱电	设计阶段	初步设计
图号	弱电-17	修改版次	

出图盖章

未盖技术出图章 本图纸无效



 设计单位



杭州园林景观设计有限公司
— Since 1989 —
— 风景园林工程设计专项甲级 —
— 设计证书编号: A233006582 —
— 道路工程桥梁工程专业乙级 —
— 设计证书编号: A233006582 —
— 建筑工程专业乙级 —
— 设计证书编号: A233006582 —

建设单位

平阳县昆阳镇城东
环境改造提升工程（未来社区）

工程名称

平阳县昆阳镇城东
环境改造提升工程（未来社区）

工程编号		
子项		
类别	实 名	签 名
审 定		
审 核		
工程负责人		
专业负责人		
校 对		
设 计		
绘 图		

会签栏		
建 筑	电 气	
结 构	暖 通	
给排水	弱 电	

图纸名称


品致小区总平面图

专业	弱电	设计阶段	初步设计
图号	弱电-18	修改版次	

出图盖章

未盖技术出图章 本图纸无效

A3 420X297

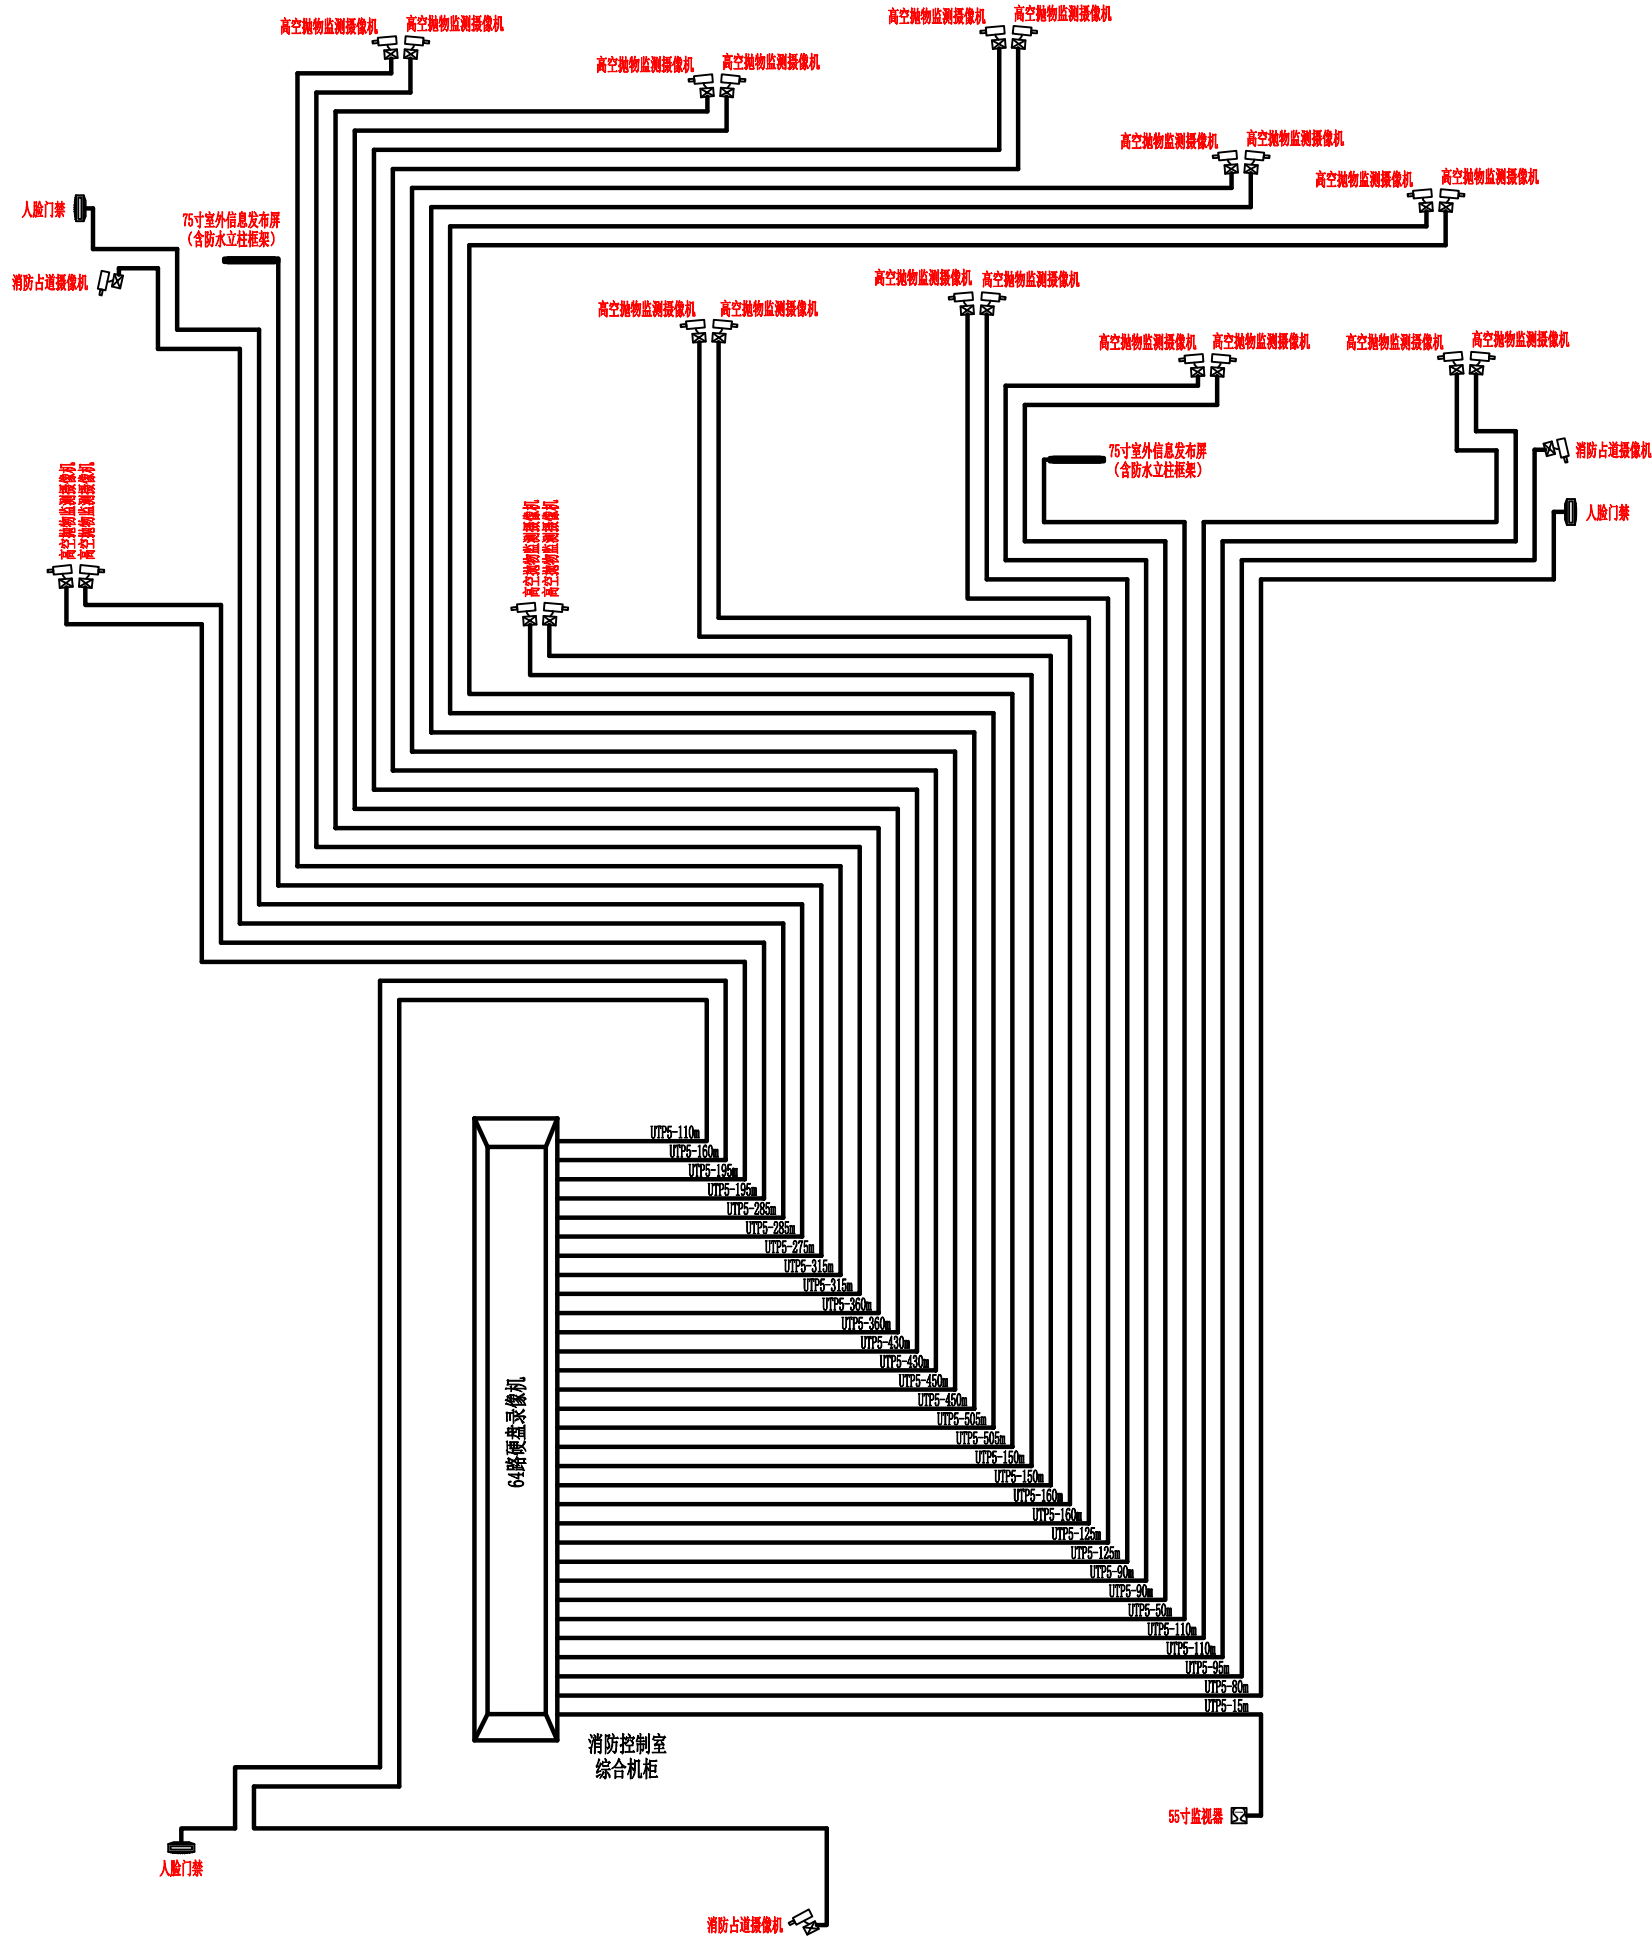

设计单位



杭州园林景观设计有限公司
— Since 1989 —

— 风景园林工程设计专项甲级 —
设计证书编号: A233006582

— 道路工程桥梁工程专业乙级 —
设计证书编号: A233006582

— 建 筑 工 程 专 业 乙 级 —
设计证书编号: A233006582

建设单位

工程名称

平阳县昆阳镇城东
环境改造提升工程（未来社区）

工程编号			
子 项			
类 别	实 名	签 名	
审 定			
审 核			
工程负责人			
专业负责人			
校 对			
设 计			
绘 图			
会签栏			
建 筑		电 气	
结 构		暖 通	
给排水		弱 电	


图纸名称

品致小区系统图一

专业	弱电	设计阶段	初步设计
图号	弱电-19	修改版次	

出图盖章

未盖技术出图章 本图纸无效

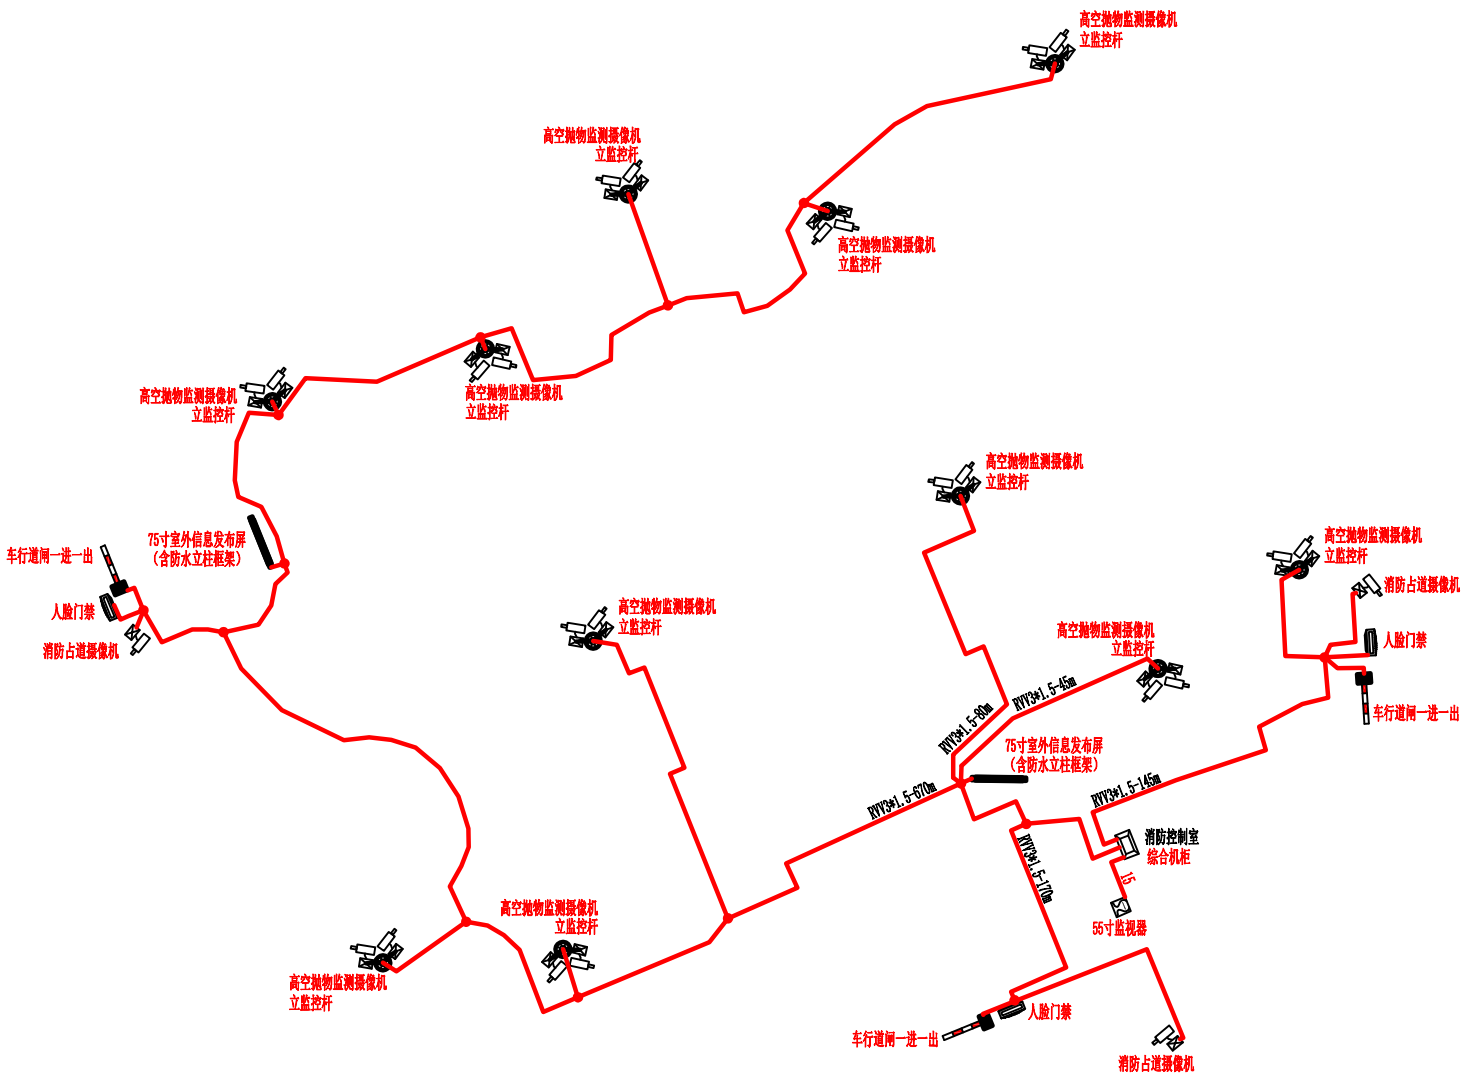

设计单位



杭州园林景观设计有限公司
— Since 1989 —

— 风景园林工程设计专项甲级 —
设计证书编号: A2330006582

— 道路工程桥梁工程专业乙级 —
设计证书编号: A2330006582

— 建 筑 工 程 专 业 乙 级 —
设计证书编号: A2330006582

建设单位

工程名称

平阳县昆阳镇城东
环境改造提升工程（未来社区）


工程编号		
子 项		
类 别	实 名	签 名
审 定		
审 核		
工程负责人		
专业负责人		
校 对		
设 计		
绘 图		

会签栏			
建 筑		电 气	
结 构		暖 通	
给排水		弱 电	

图纸名称			
品致小区系统图二			
专业	弱电	设计阶段	初步设计
图号	弱电-20	修改版次	

出图盖章

未盖技术出图章 本图纸无效

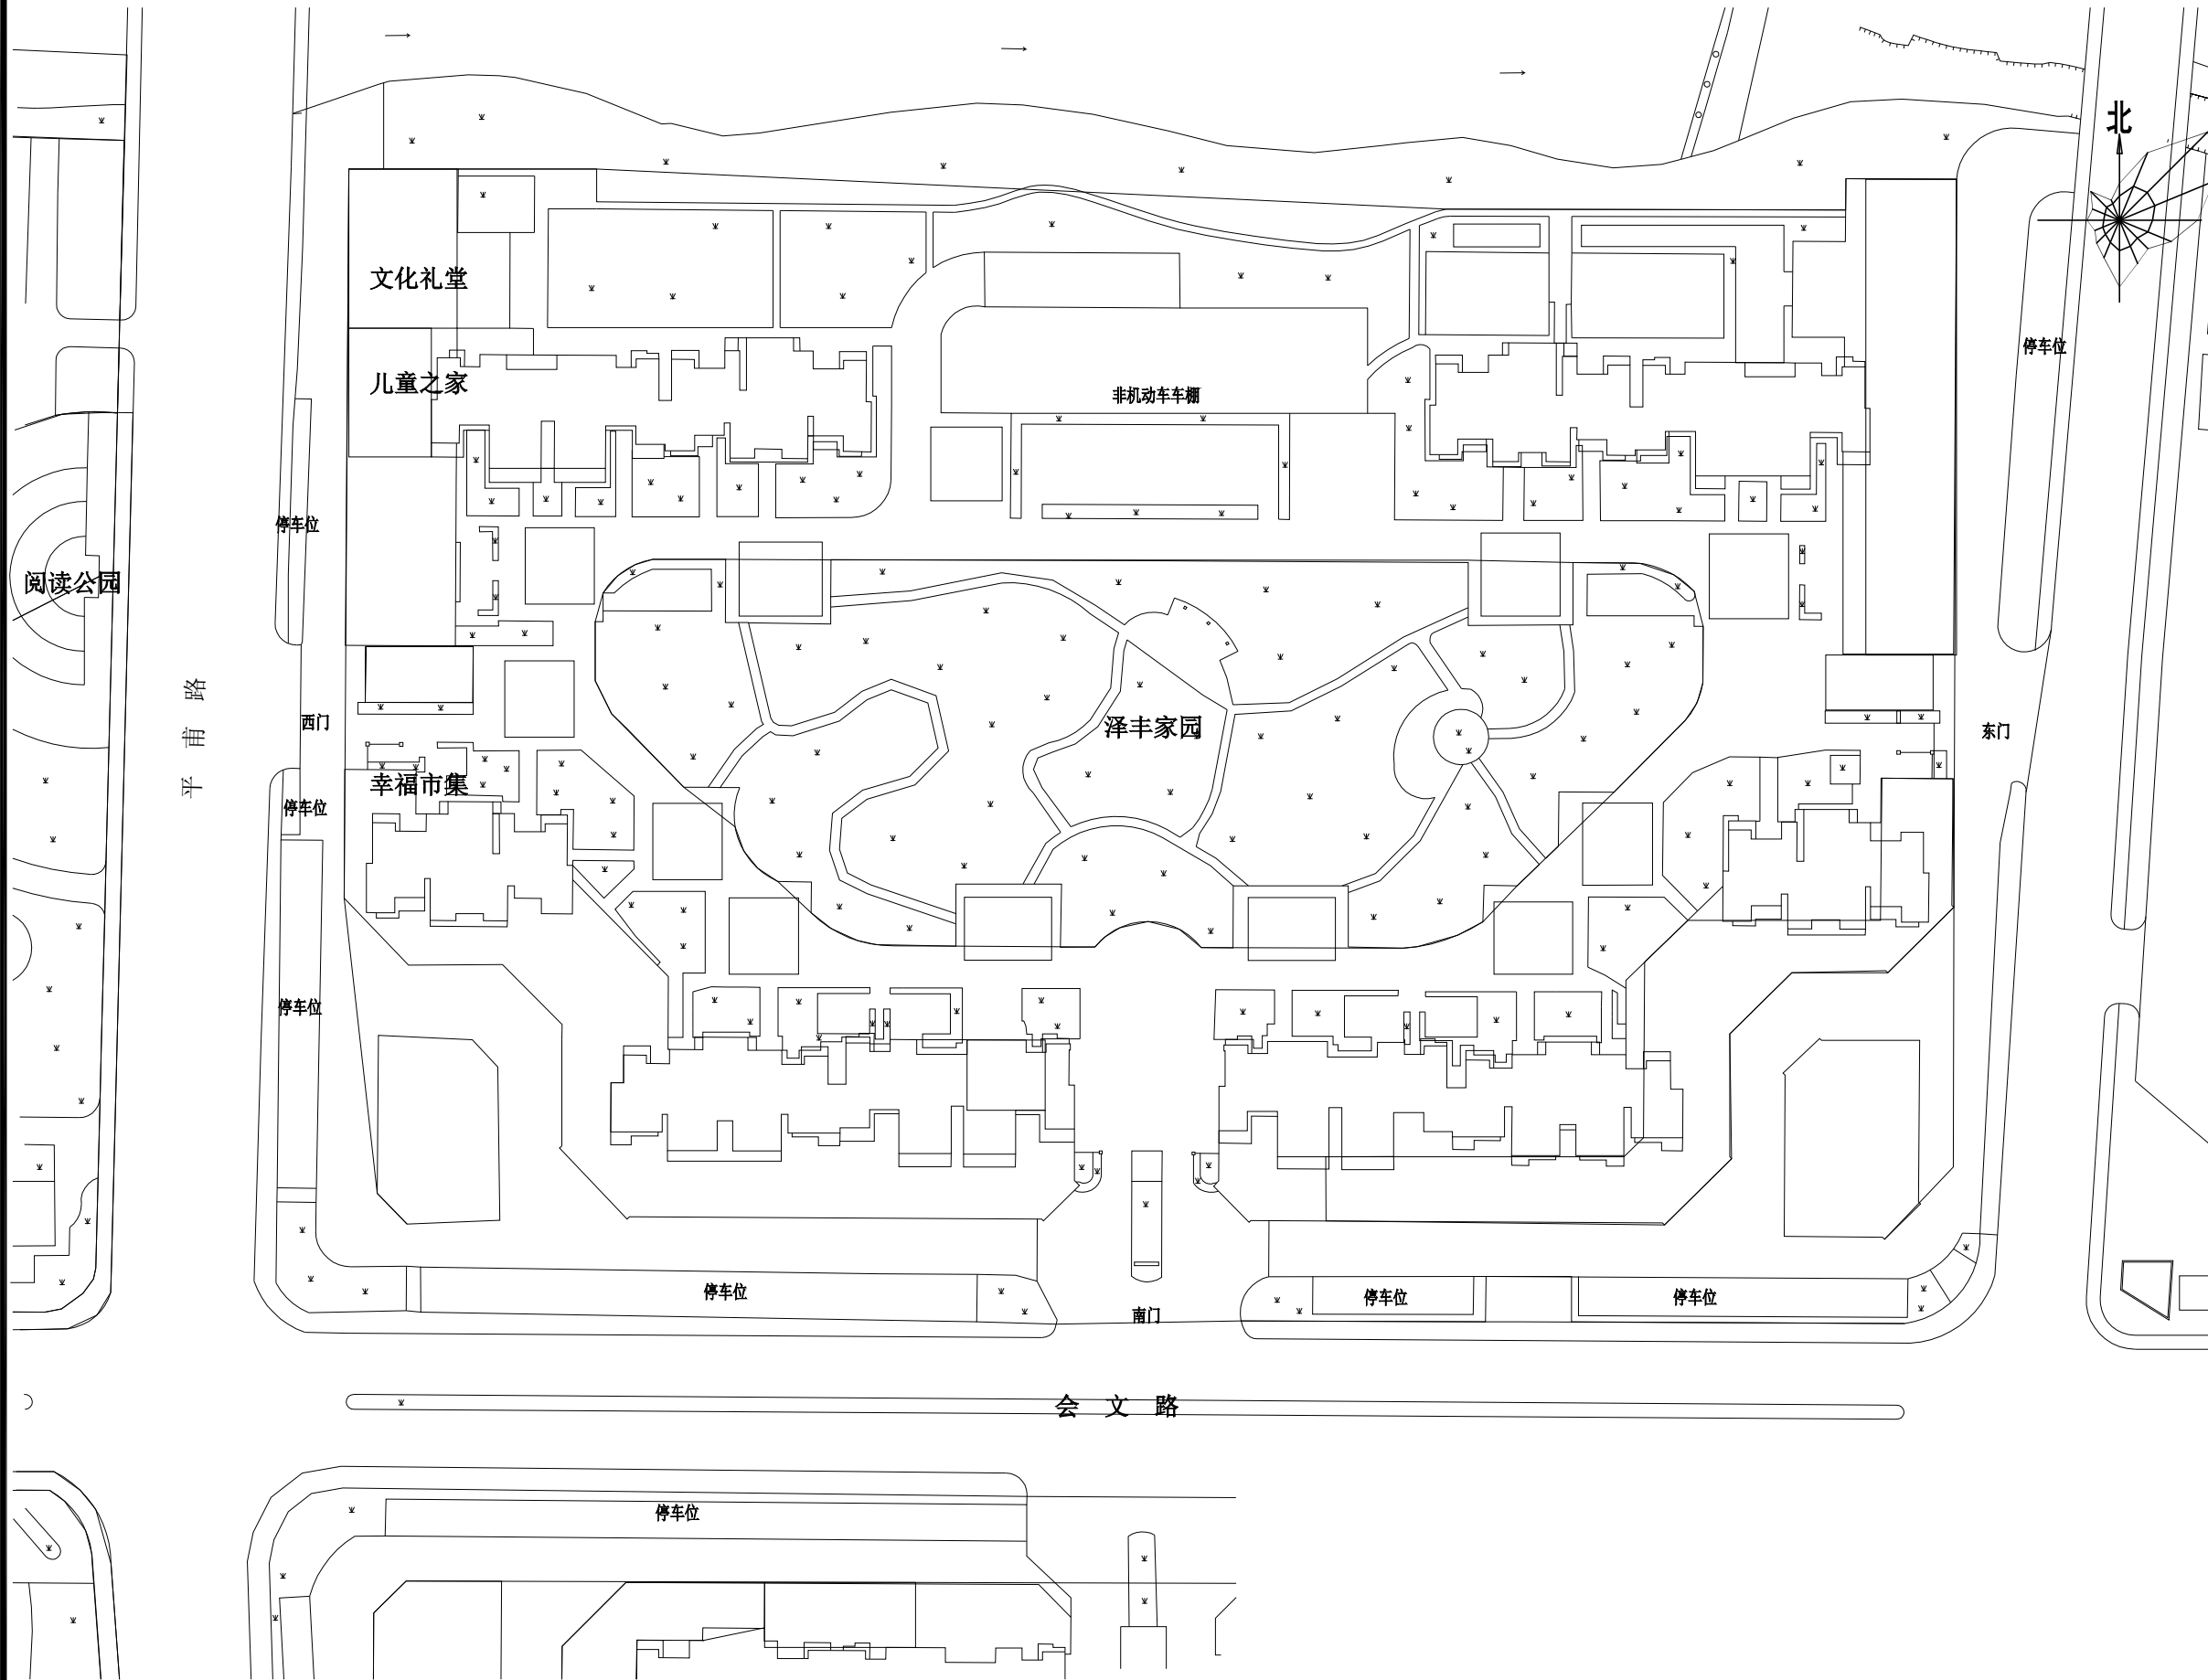

设计单位



杭州园林景观设计有限公司
— Since 1989 —
— 风景园林工程设计专项甲级 —
— 设计证书编号: A233006582 —
— 道路工程桥梁工程专业乙级 —
— 设计证书编号: A233006582 —
— 建筑工程专业乙级 —
— 设计证书编号: A233006582 —

建设单位

平阳县昆阳镇城东
环境改造提升工程（未来社区）

工程名称

平阳县昆阳镇城东
环境改造提升工程（未来社区）

工程编号			
子 项			
类 别	实 名	签 名	
审 定			
审 核			
工程负责人			
专业负责人			
校 对			
设 计			
绘 图			
会签栏			
建 筑		电 气	
结 构		暖 通	
给排水		弱 电	

图纸名称


幸福市集总平面图

专业	弱电	设计阶段	初步设计
图号	弱电-21	修改版次	


出图盖章

未盖技术出图章 本图纸无效


A3 420X297

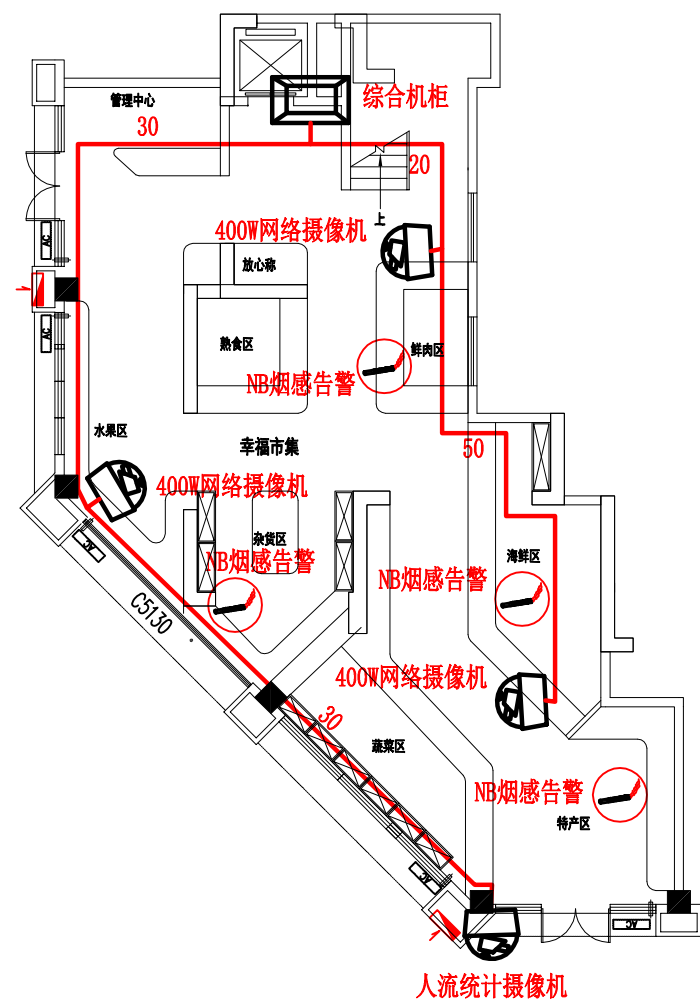


幸福市集平面图-1F

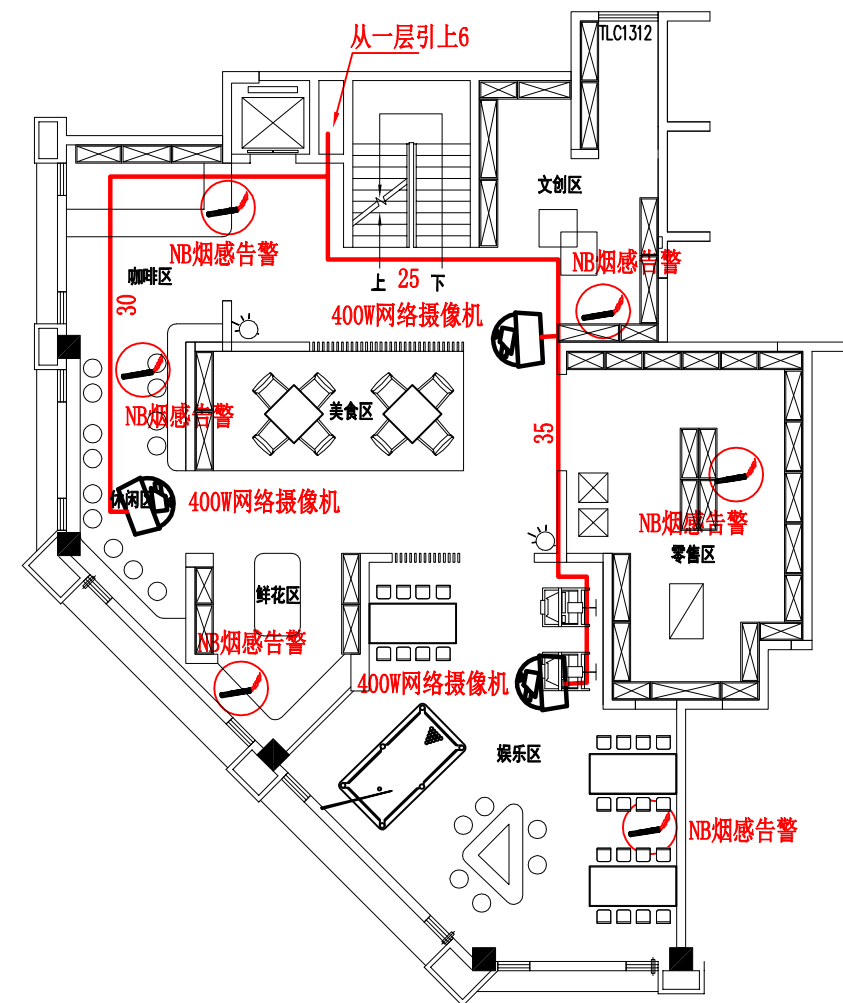

幸福市集平面图-2F

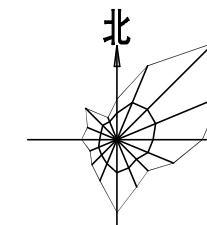

设计单位

 

杭州园林景观设计有限公司

— Since 1989 —

— 风景园林工程设计专项甲级 —

— 设计证书编号: A233006582 —

— 道路工程桥梁工程专业乙级 —

— 设计证书编号: A233006582 —

— 建筑工程专业乙级 —

— 设计证书编号: A233006582 —

建设单位

工程名称

平阳县昆阳镇城东
环境改造提升工程（未来社区）

工程编号

子项

类别

实名

签名

审定

审核

工程负责人

专业负责人

校对

设计

绘图

会签栏

建筑

电气

结构

暖通

给排水

弱电

图纸名称

幸福市集-1、-2层平面图

专业

弱电

设计阶段

初步设计

图号



弱电-22

修改版次

出图盖章

未盖技术出图章 本图纸无效

A3 420X297

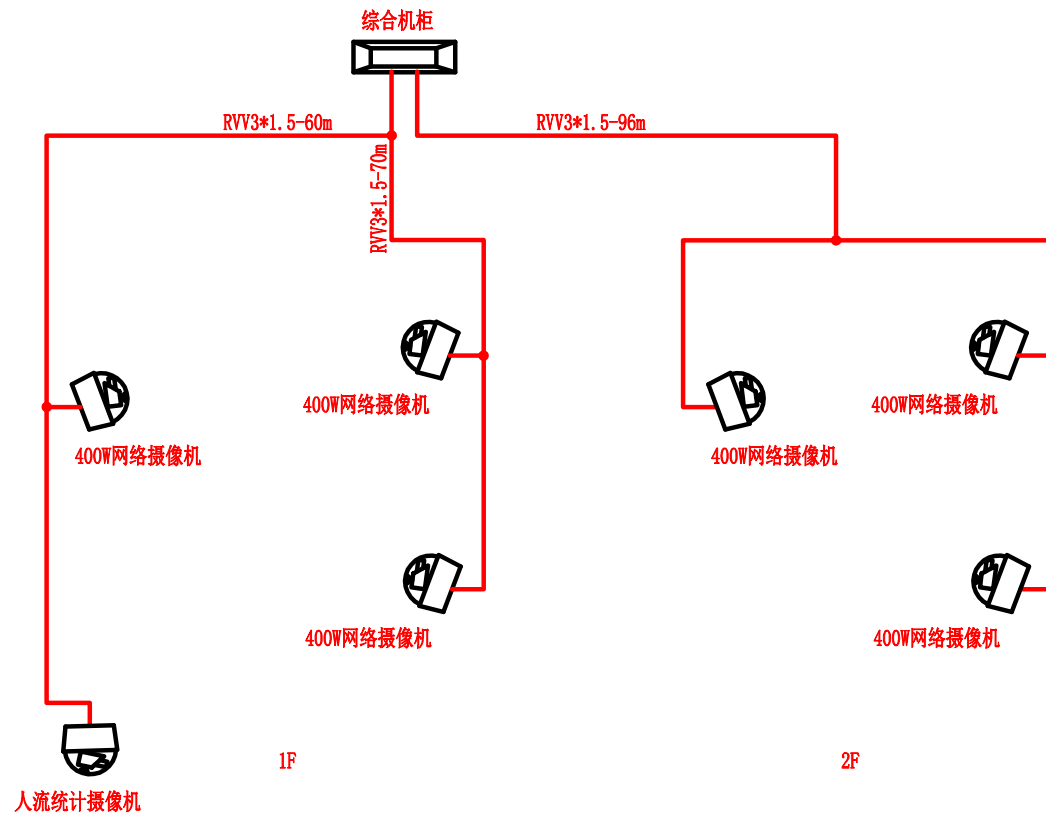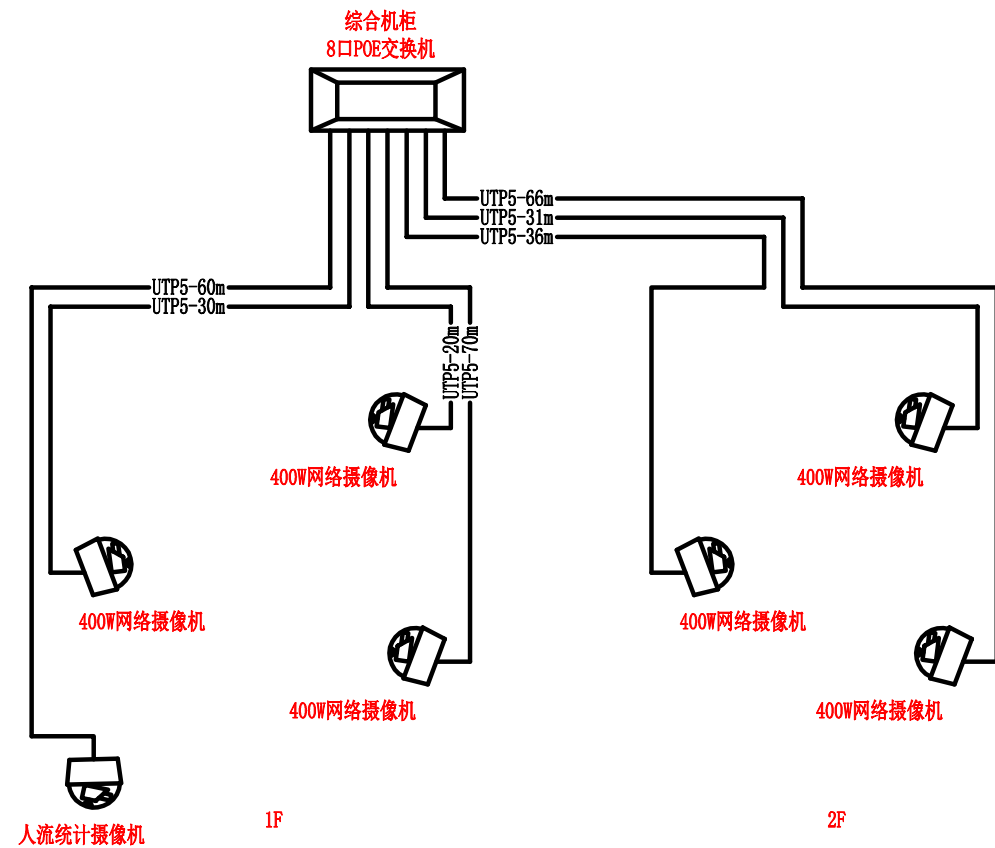

设计单位



杭州园林景观设计有限公司

— Since 1989 —

— 风景园林工程设计专项甲级 —

— 设计证书编号: A233006582 —

— 道路工程桥梁工程专业乙级 —

— 设计证书编号: A233006582 —

— 建 筑 工 程 专 业 乙 级 —

— 设计证书编号: A233006582 —

建设单位

工程名称

平阳县昆阳镇城东
环境改造提升工程（未来社区）

工程编号

子 项

类 别

实 名

签 名

审 定

审 核

工程负责人

专业负责人

校 对

设 计

绘 图

会签栏

建 筑

电 气

结 构

暖 通

给排水

弱 电

图纸名称

幸福市集系统图

专业

弱电

设计阶段

初步设计

图号


弱电-23

修改版次


出图盖章

未盖技术出图章 本图纸无效

A3 420X297

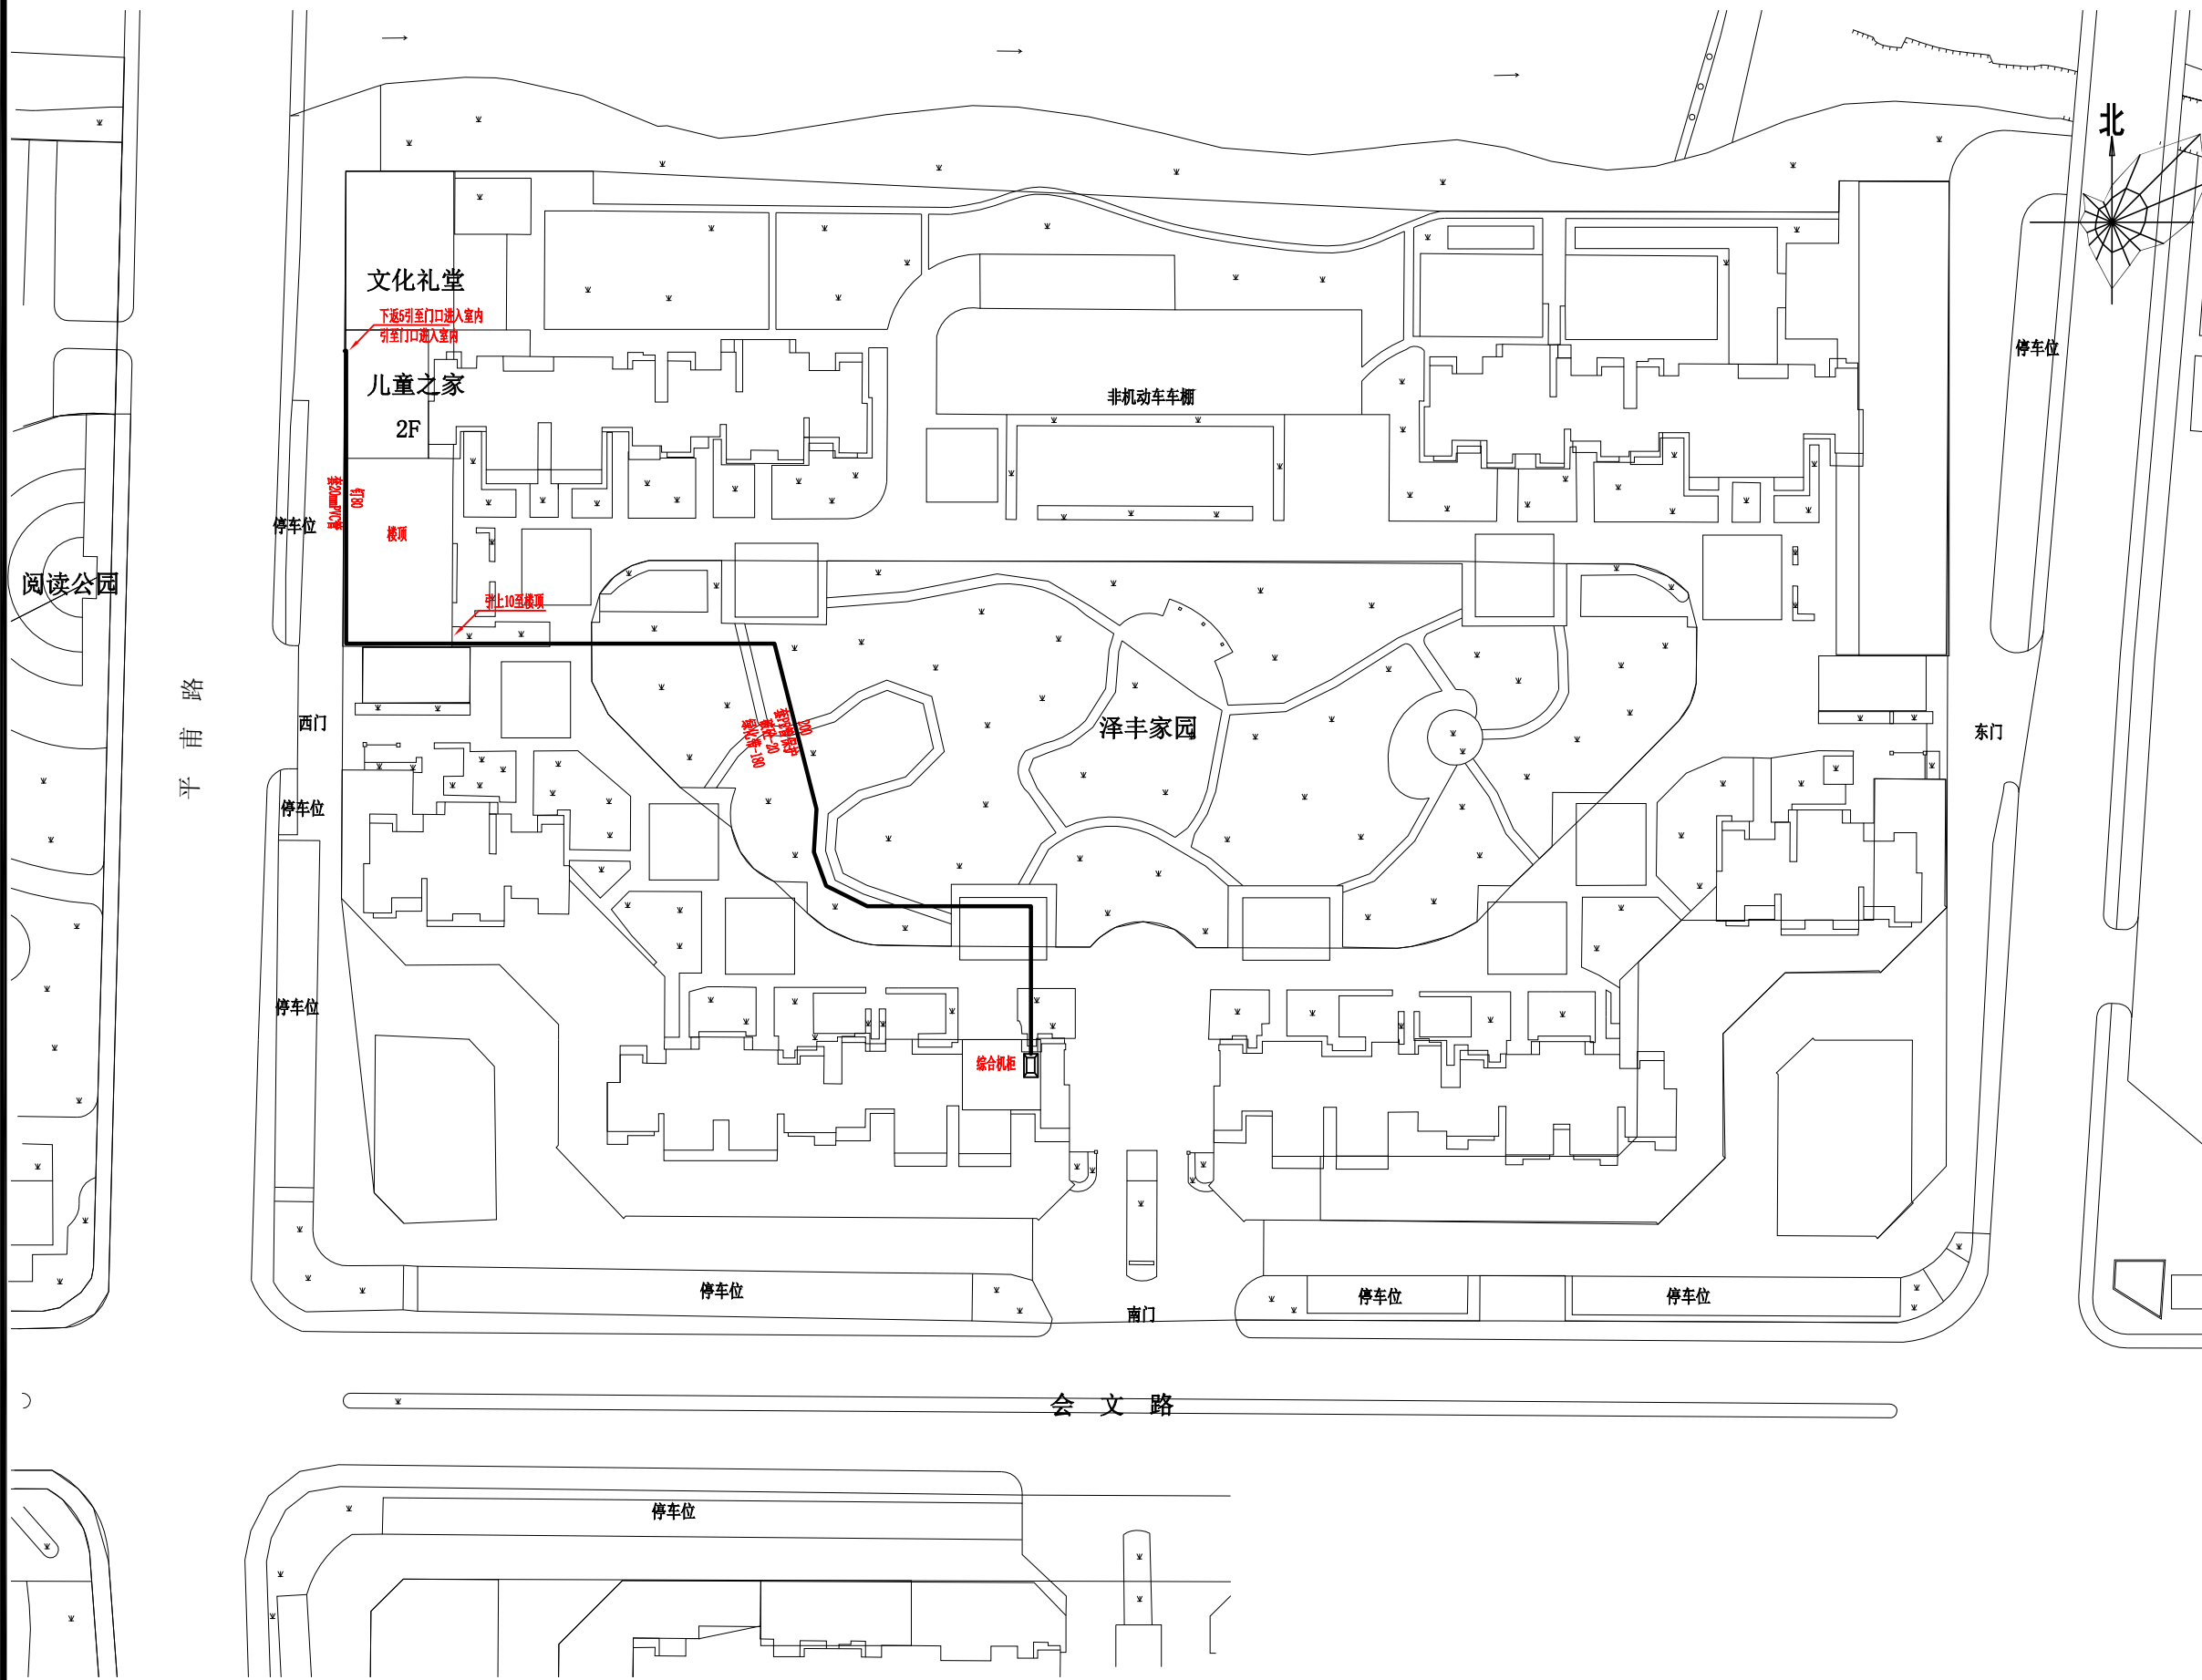

设计单位

 

杭州园林景观设计有限公司

— Since 1989 —

— 风景园林工程设计专项甲级 —

设计证书编号: A233006582

— 道路工程桥梁工程专业乙级 —

设计证书编号: A233006582

— 建筑工程专业乙级 —

设计证书编号: A233006582

建设单位

工程名称

平阳县昆阳镇城东
环境改造提升工程（未来社区）

工程编号			
子 项			
类 别	实 名	签 名	
审 定			
审 核			
工程负责人			
专业负责人			
校 对			
设 计			
绘 图			
会签栏			
建 筑		电 气	
结 构		暖 通	
给排水		弱 电	


图纸名称

儿童之家总平面图

专业	弱电	设计阶段	初步设计
图号	弱电-24	修改版次	

出图盖章

未盖技术出图章 本图纸无效

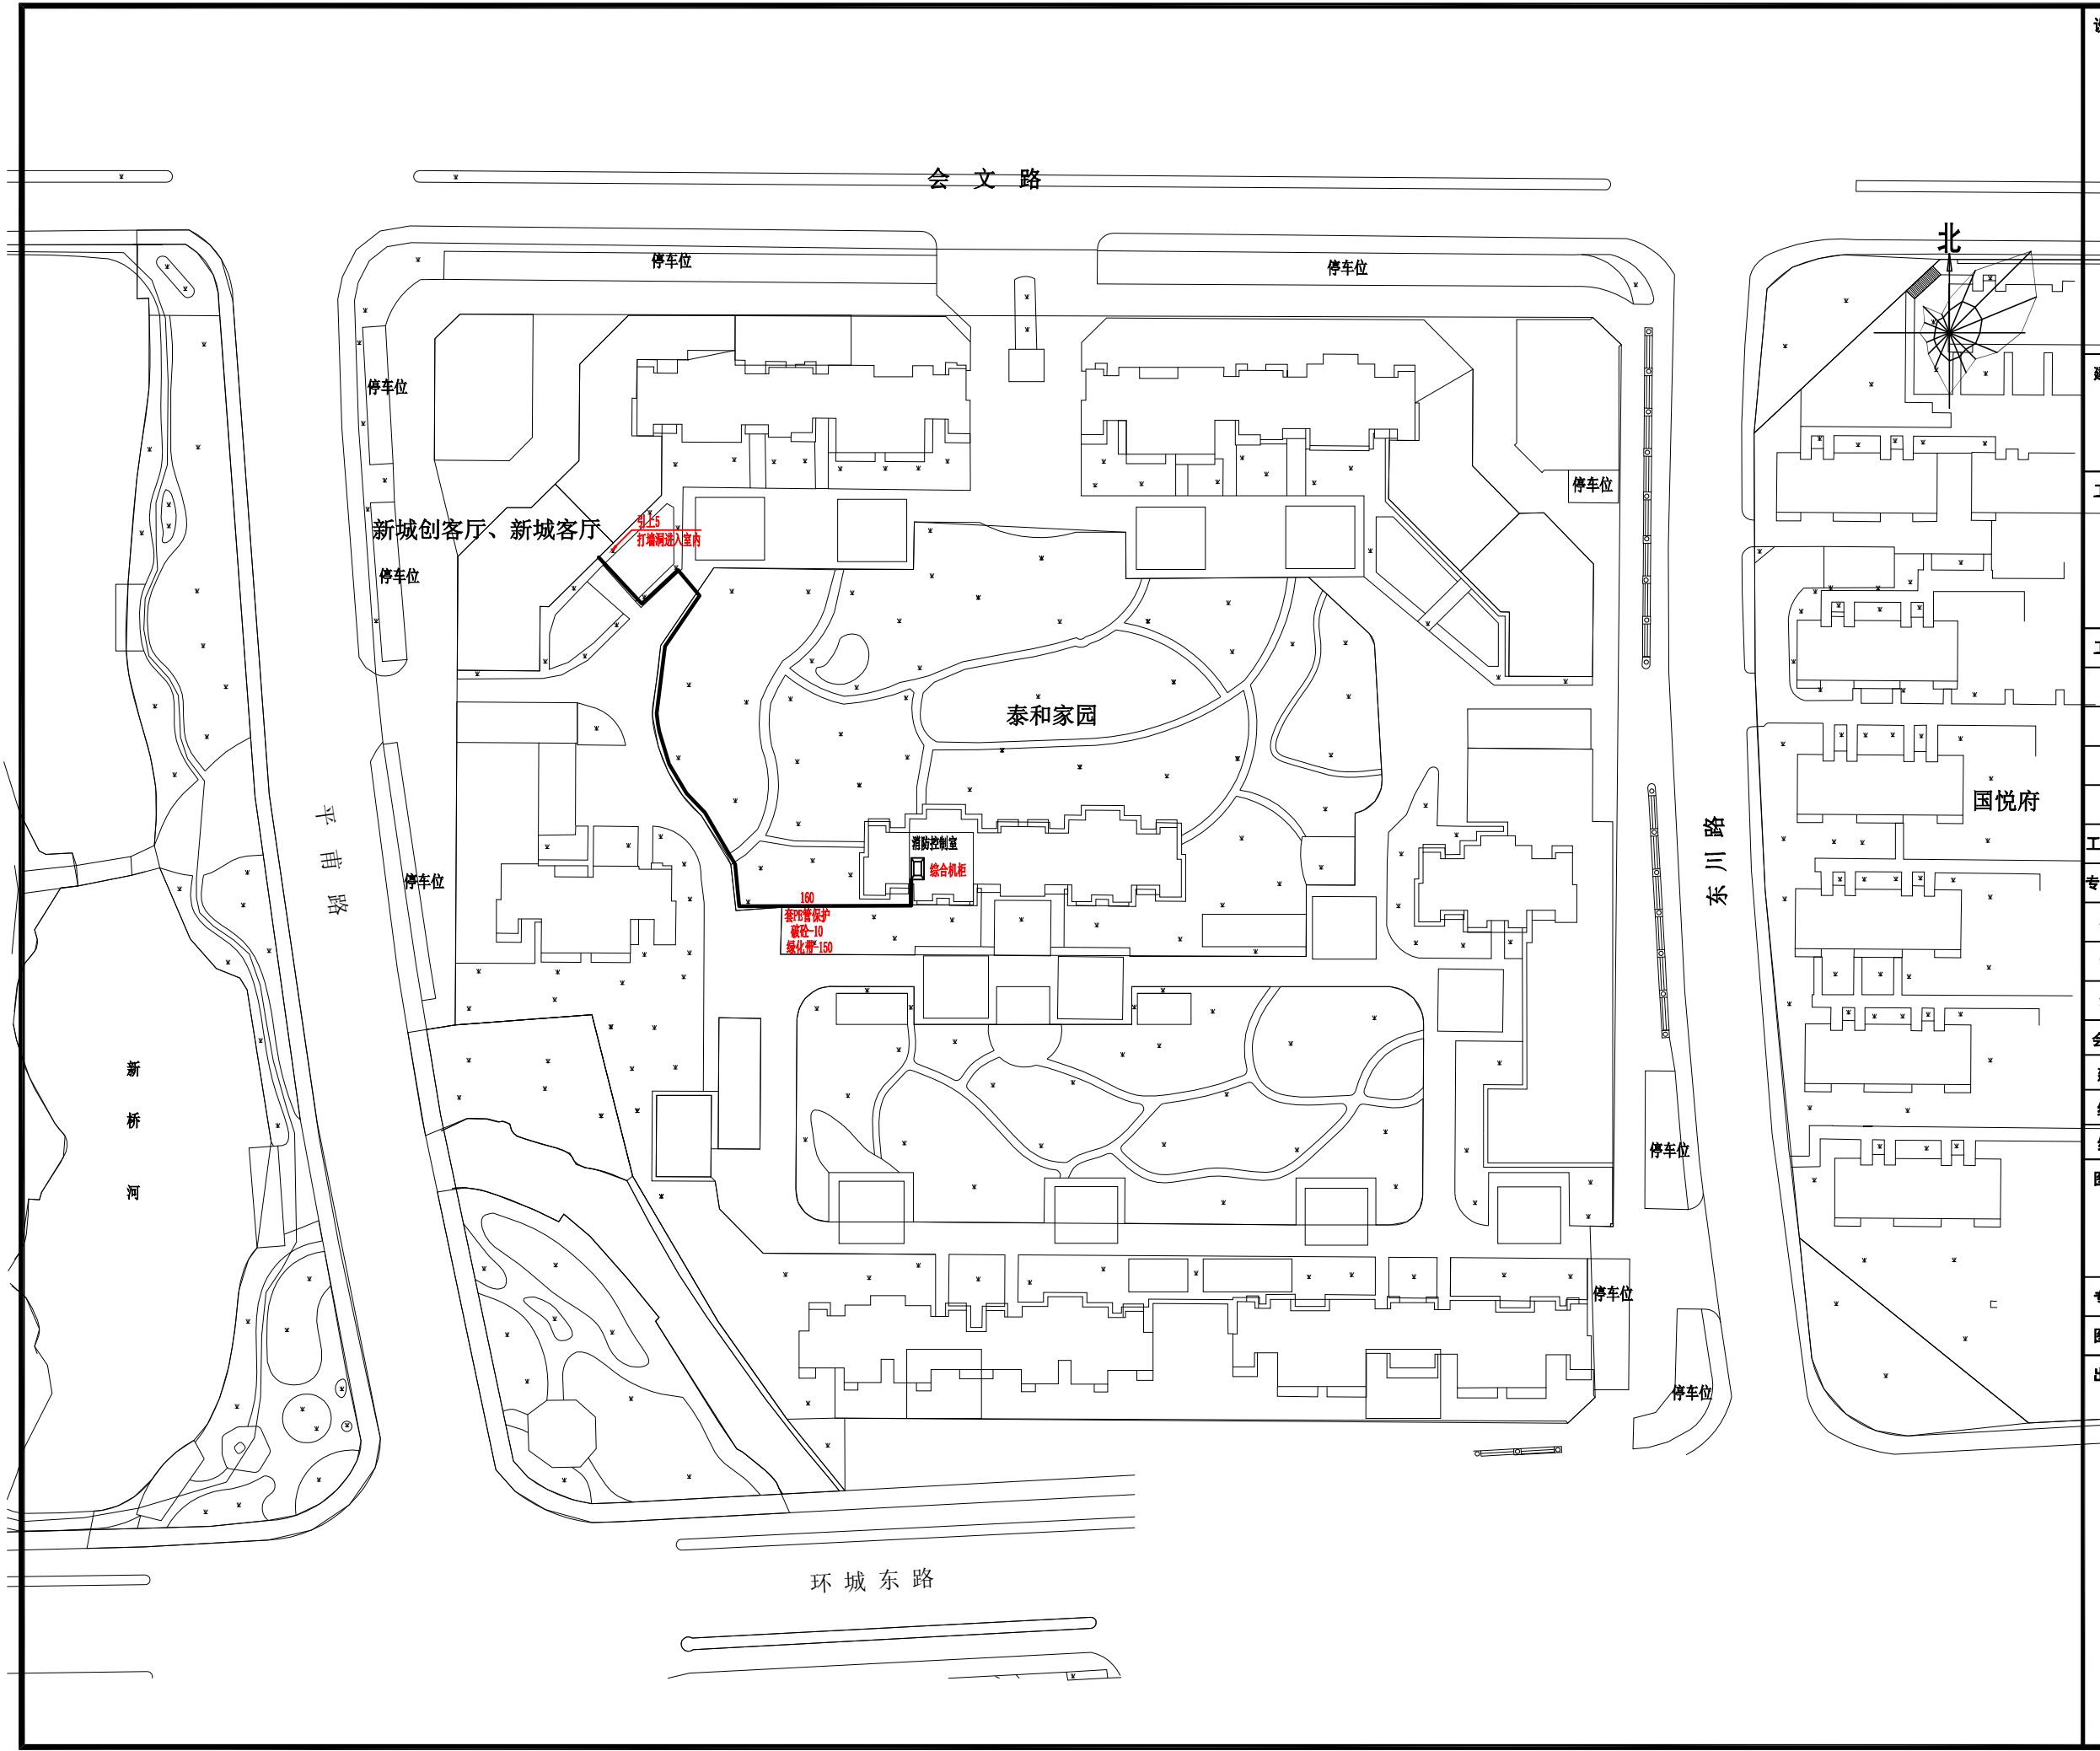

设计单位



杭州园林景观设计有限公司
— Since 1989 —

— 风景园林工程设计专项甲级 —
— 设计证书编号: A233006582 —
— 道路工程桥梁工程专业乙级 —
— 设计证书编号: A233006582 —
— 建筑工程专业乙级 —
— 设计证书编号: A233006582 —

建设单位

工程名称

平阳县昆阳镇城东
环境改造提升工程（未来社区）

工程编号			
子项			
类别	实 名	签 名	
审 定			
审 核			
工程负责人			
专业负责人			
校 对			
设 计			
绘 图			
会签栏			
建 筑		电 气	
结 构		暖 通	
给排水		弱 电	


图纸名称

新城客厅、新城创客厅总平面图


专业	弱电	设计阶段	初步设计
图号	弱电-26	修改版次	

出图盖章


未盖技术出图章 本图纸无效

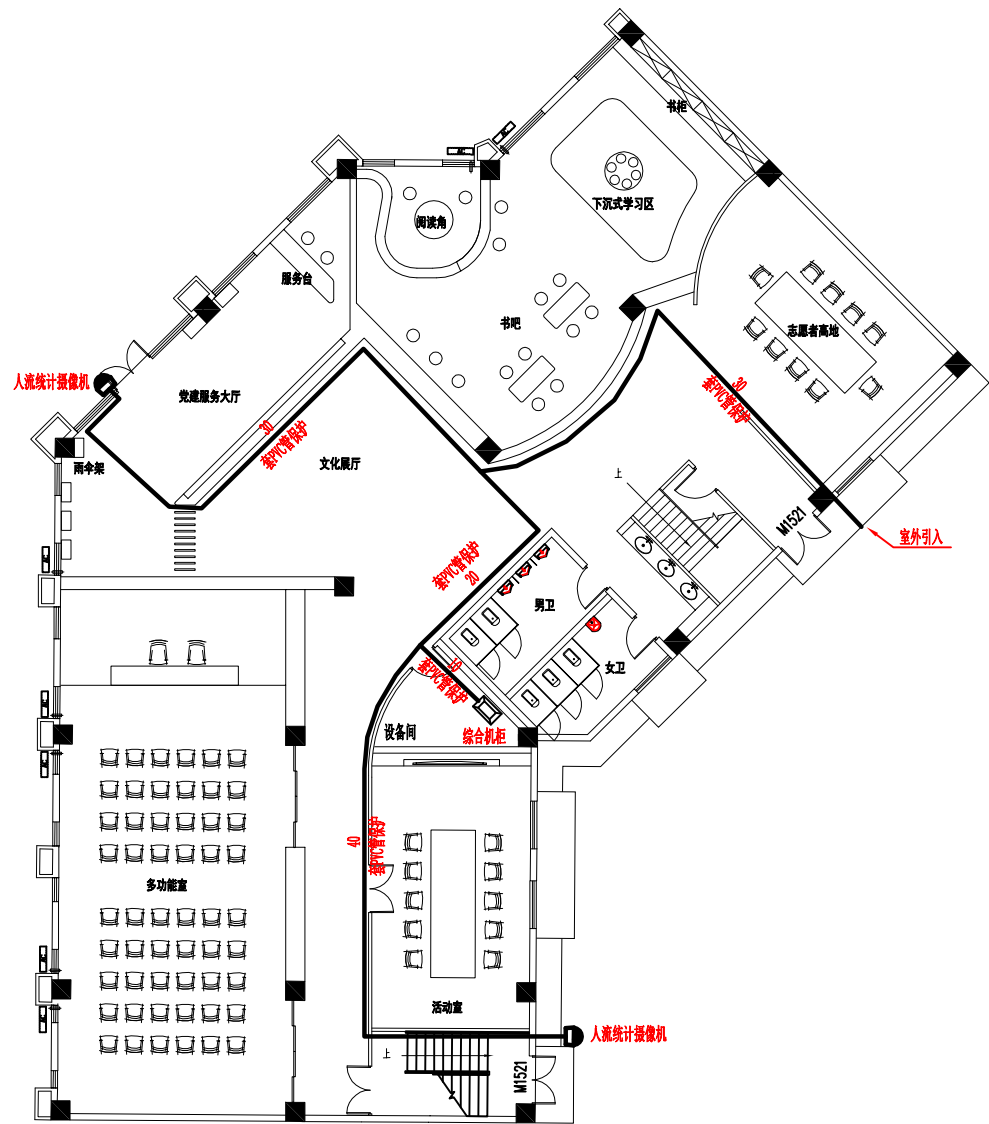

新城创客厅、新城客厅平面图-1F

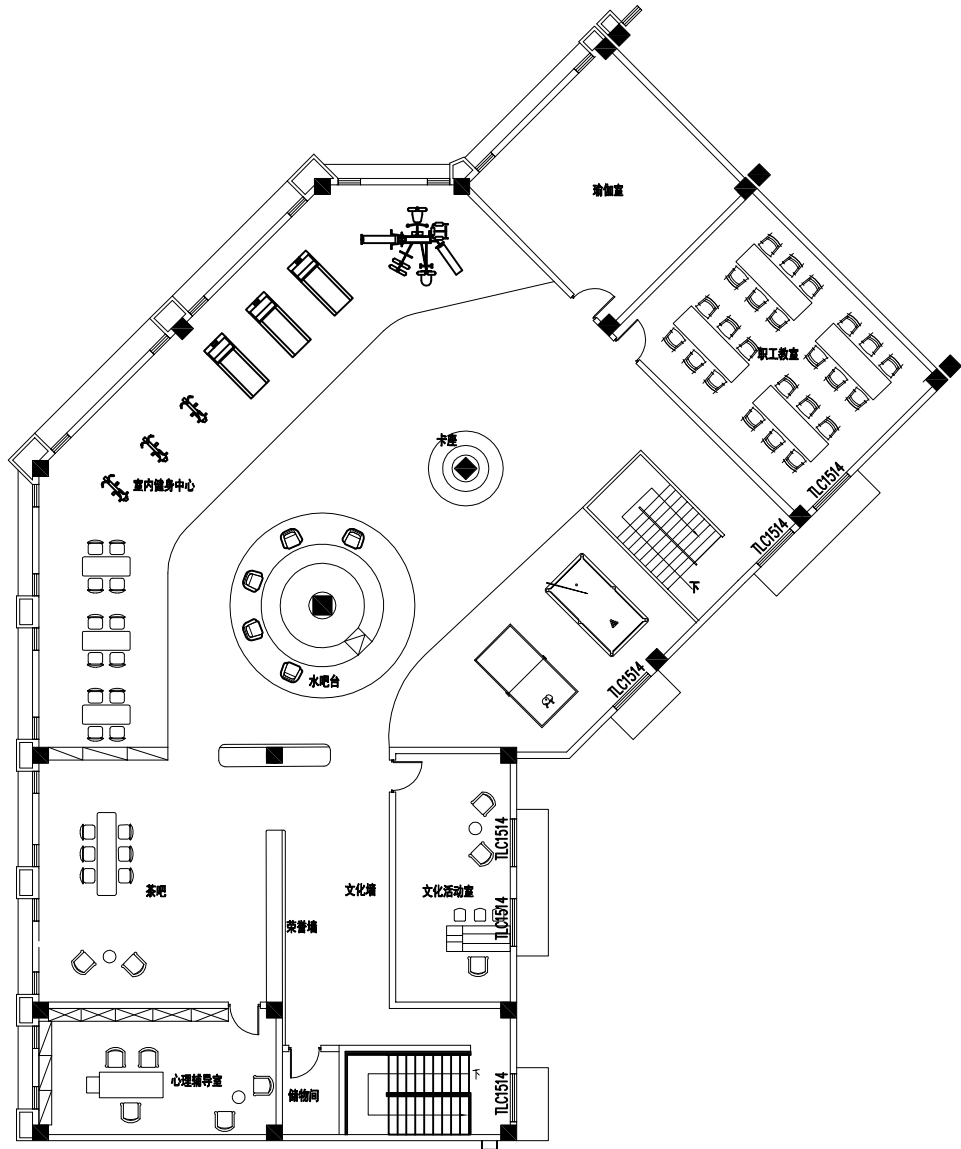

新城创客厅、新城客厅平面图-2F

 设计单位			
 杭州园林景观设计有限公司 — Since 1989 — — 风景园林工程设计专项甲级 — — 设计证书编号: A2330006582 — — 道路工程桥梁工程专业乙级 — — 设计证书编号: A2330006582 — — 建筑工程专业乙级 — — 设计证书编号: A2330006582 —			
建设单位			
工程名称			
平阳县昆阳镇城东 环境改造提升工程（未来社区）			
工程编号			
子 项			
类 别	实 名	签 名	
审 定			
审 核			
工程负责人			
专业负责人			
校 对			
设 计			
绘 图			
会签栏			
建 筑		电 气	
结 构		暖 通	
给排水		弱 电	
图纸名称			
新城客厅、新城创客厅 -1、-2层平面图			
专业	弱电	设计阶段	初步设计
图号	弱电-27	修改版次	
出图盖章			
未盖技术出图章 本图纸无效			

设计单位



杭州园林景观设计有限公司
— Since 1989 —
— 风景园林工程设计专项甲级 —
— 设计证书编号: A233006582 —
— 道路工程桥梁工程专业乙级 —
— 设计证书编号: A233006582 —
— 建 筑 工 程 专 业 乙 级 —
— 设计证书编号: A233006582 —

建设单位



工程名称
平阳县昆阳镇城东
环境改造提升工程（未来社区）


工程编号			
子 项			
类 别	实 名	签 名	
审 定			
审 核			
工程负责人			
专业负责人			
校 对			
设 计			
绘 图			
会签栏			
建 筑		电 气	
结 构		暖 通	
给排水		弱 电	

图纸名称			
新城客厅、新城创客厅系统图			
专业	弱电	设计阶段	初步设计
图号	弱电-28	修改版次	

出图盖章

未盖技术出图章 本图纸无效

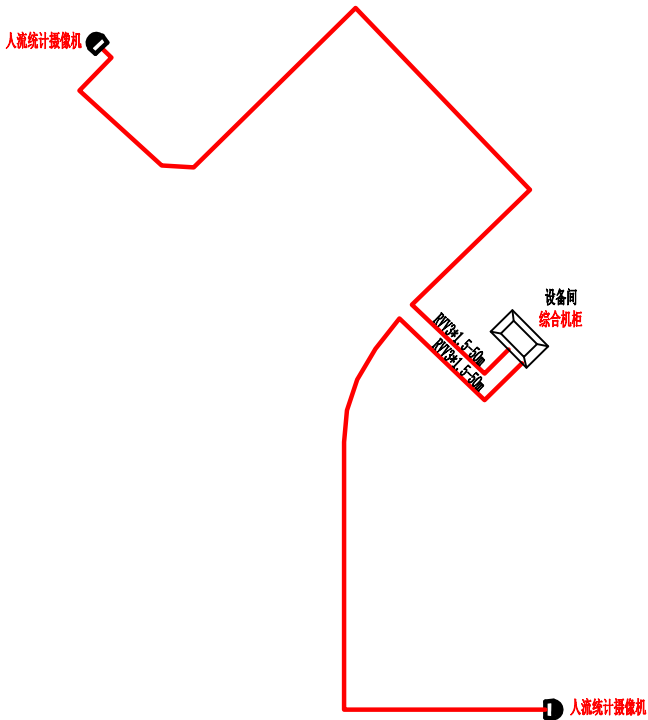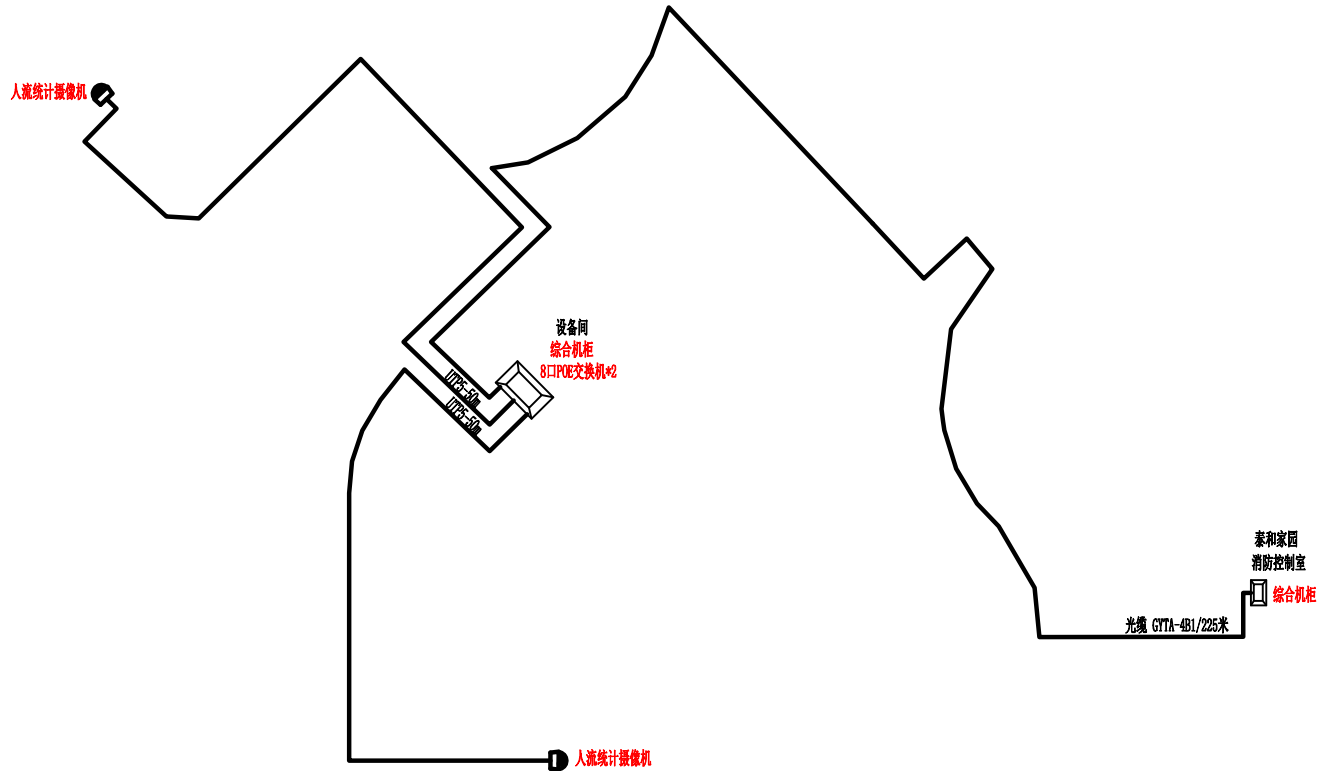

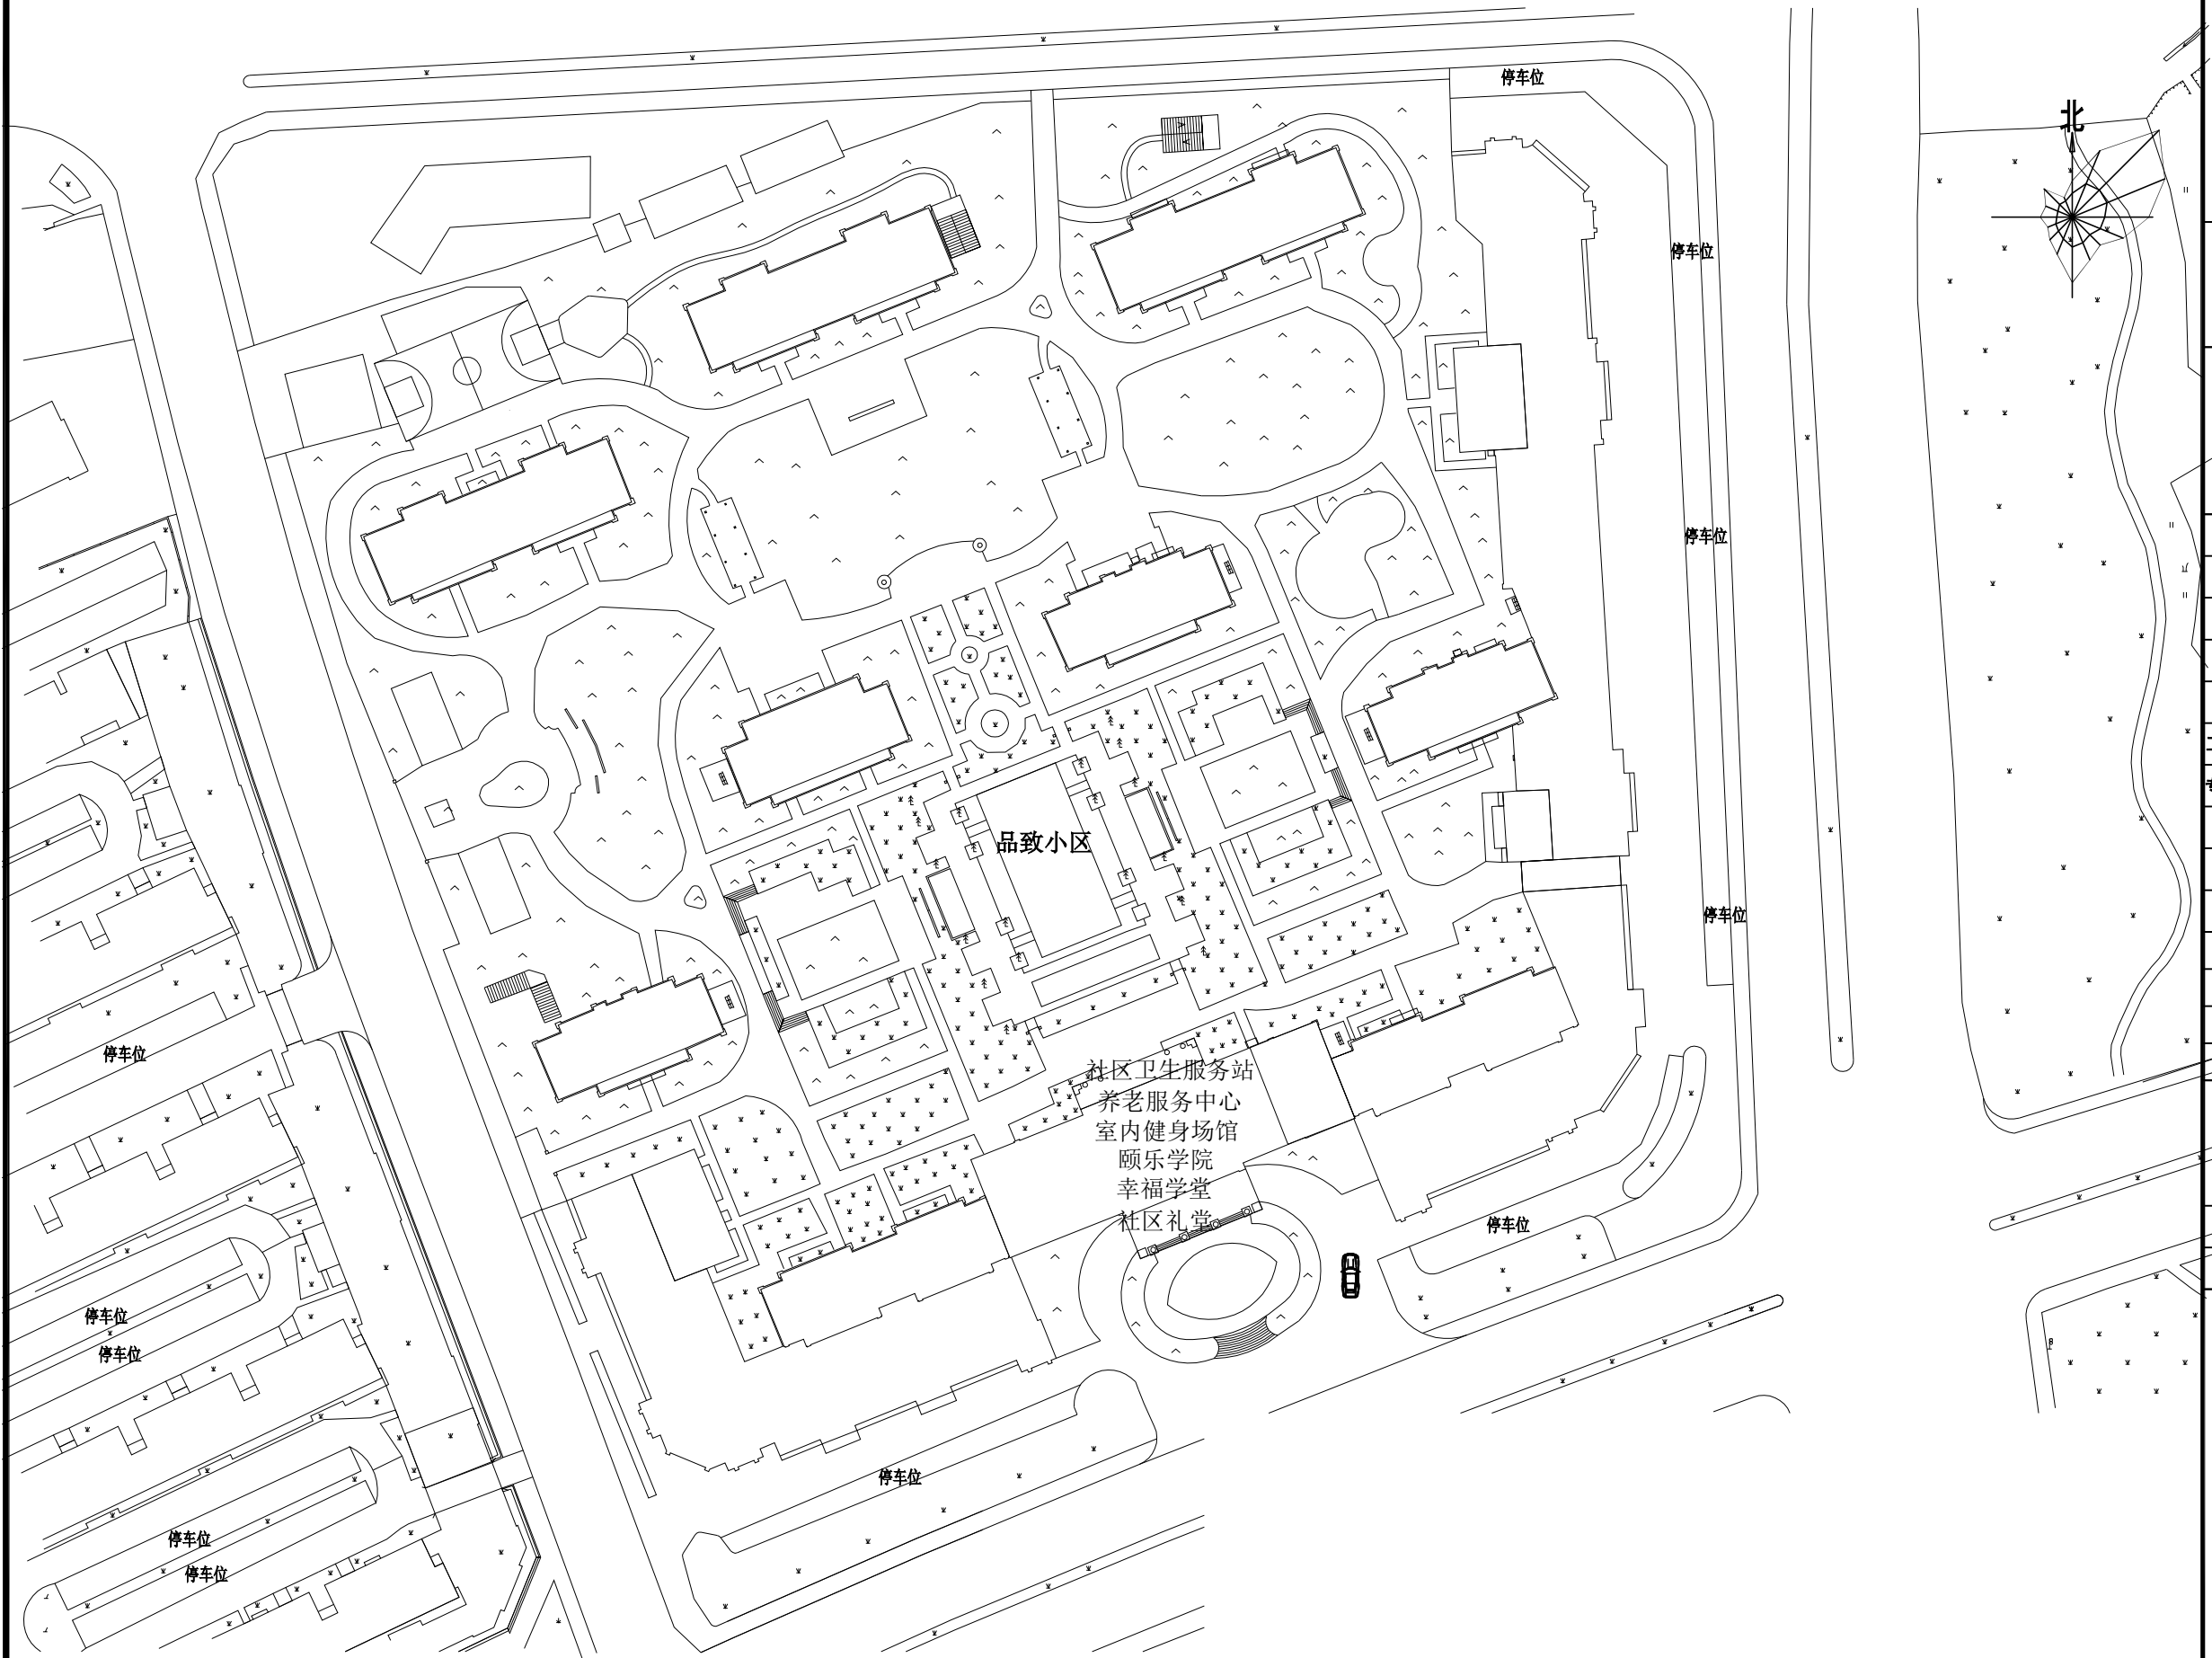

设计单位



杭州园林景观设计有限公司
— Since 1989 —
— 风景园林工程设计专项甲级 —
— 设计证书编号: A233006582 —
— 道路工程桥梁工程专业乙级 —
— 设计证书编号: A233006582 —
— 建 筑 工 程 专 业 乙 级 —
— 设计证书编号: A233006582 —

建设单位

工程名称

平阳县昆阳镇城东
环境改造提升工程（未来社区）

工程编号			
子 项			
类 别	实 名	签 名	
审 定			
审 核			
工程负责人			
专业负责人			
校 对			
设 计			
绘 图			
会签栏			
建 筑		电 气	
结 构		暖 通	
给排水		弱 电	

图纸名称


社区卫生服务站、养老服务中心、
室内健身场馆、幸福学堂、
社区礼堂总平面图

专业	弱电	设计阶段	初步设计
图号	弱电-29	修改版次	

出图盖章


未盖技术出图章 本图纸无效

A3 420X297

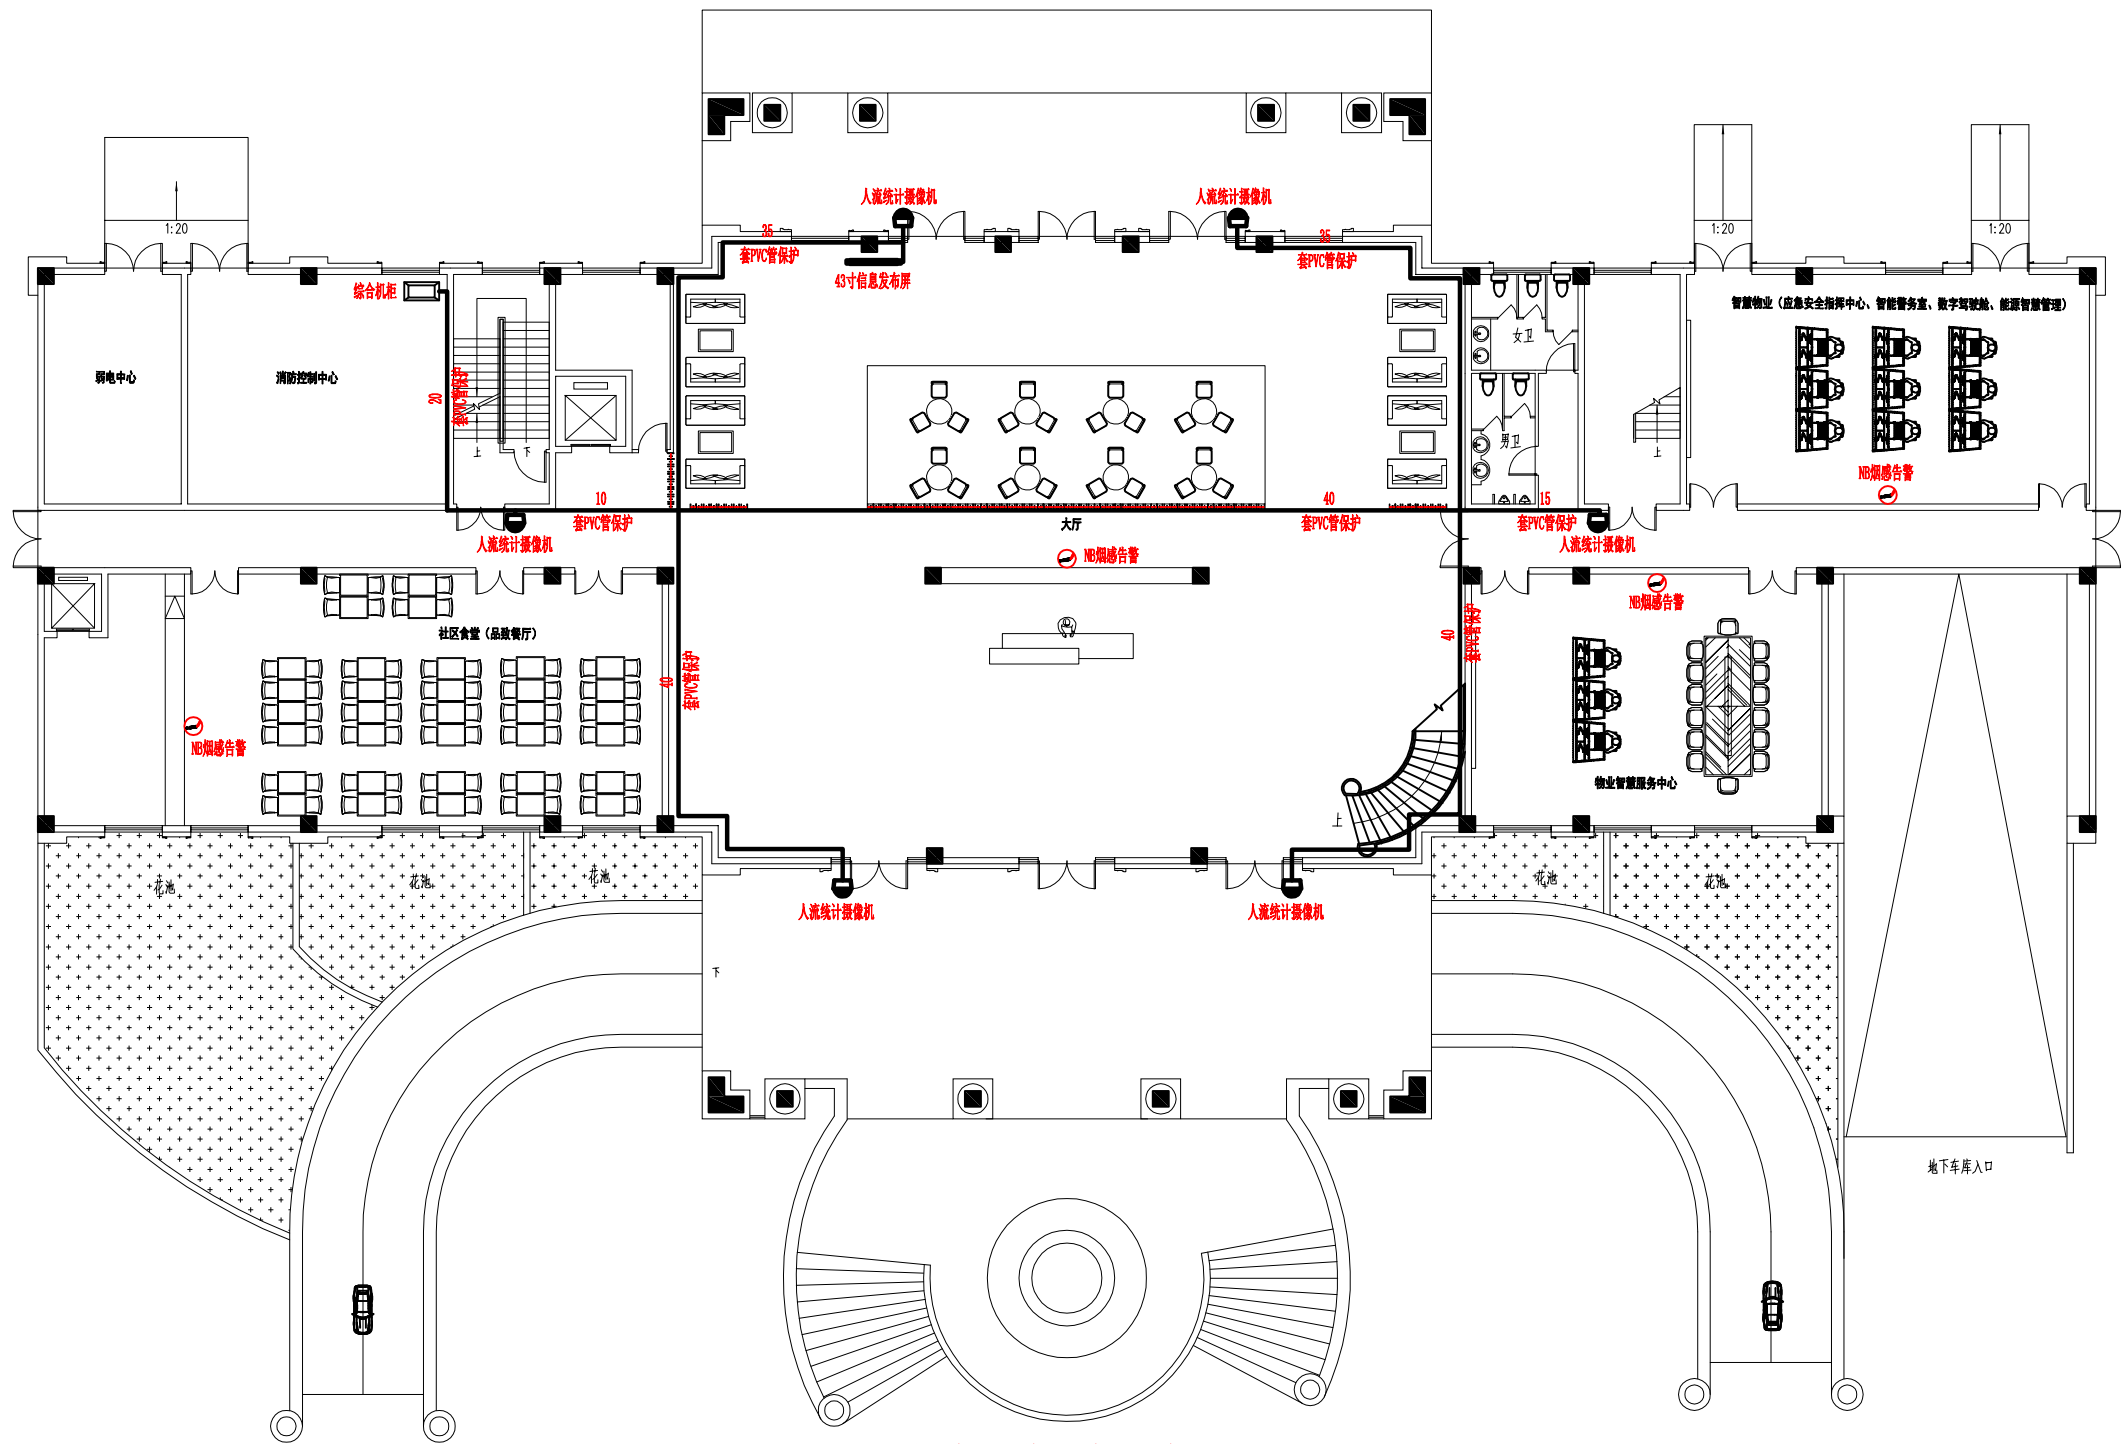

社区卫生服务站、养老服务中心等平面图-1F

 设计单位



杭州园林景观设计有限公司
— Since 1989 —

— 风景园林工程设计专项甲级 —
设计证书编号: A233006582
— 道路工程桥梁工程专业乙级 —
设计证书编号: A233006582
— 建筑工程专业乙级 —
设计证书编号: A233006582

建设单位

工程名称

平阳县昆阳镇城东
环境改造提升工程（未来社区）

工程编号

子项

类别

实 名

签 名

审 定

审 核

工程负责人

专业负责人

校 对

设 计

绘 图

会签栏

建 筑

电 气

结 构

暖 通

给排水

弱 电

图纸名称

社区卫生服务站、养老服务中心、
-1层平面图

专业

弱电

设计阶段

初步设计

图号


弱电-30

修改版次

出图盖章


未盖技术出图章 本图纸无效

A3 420X297

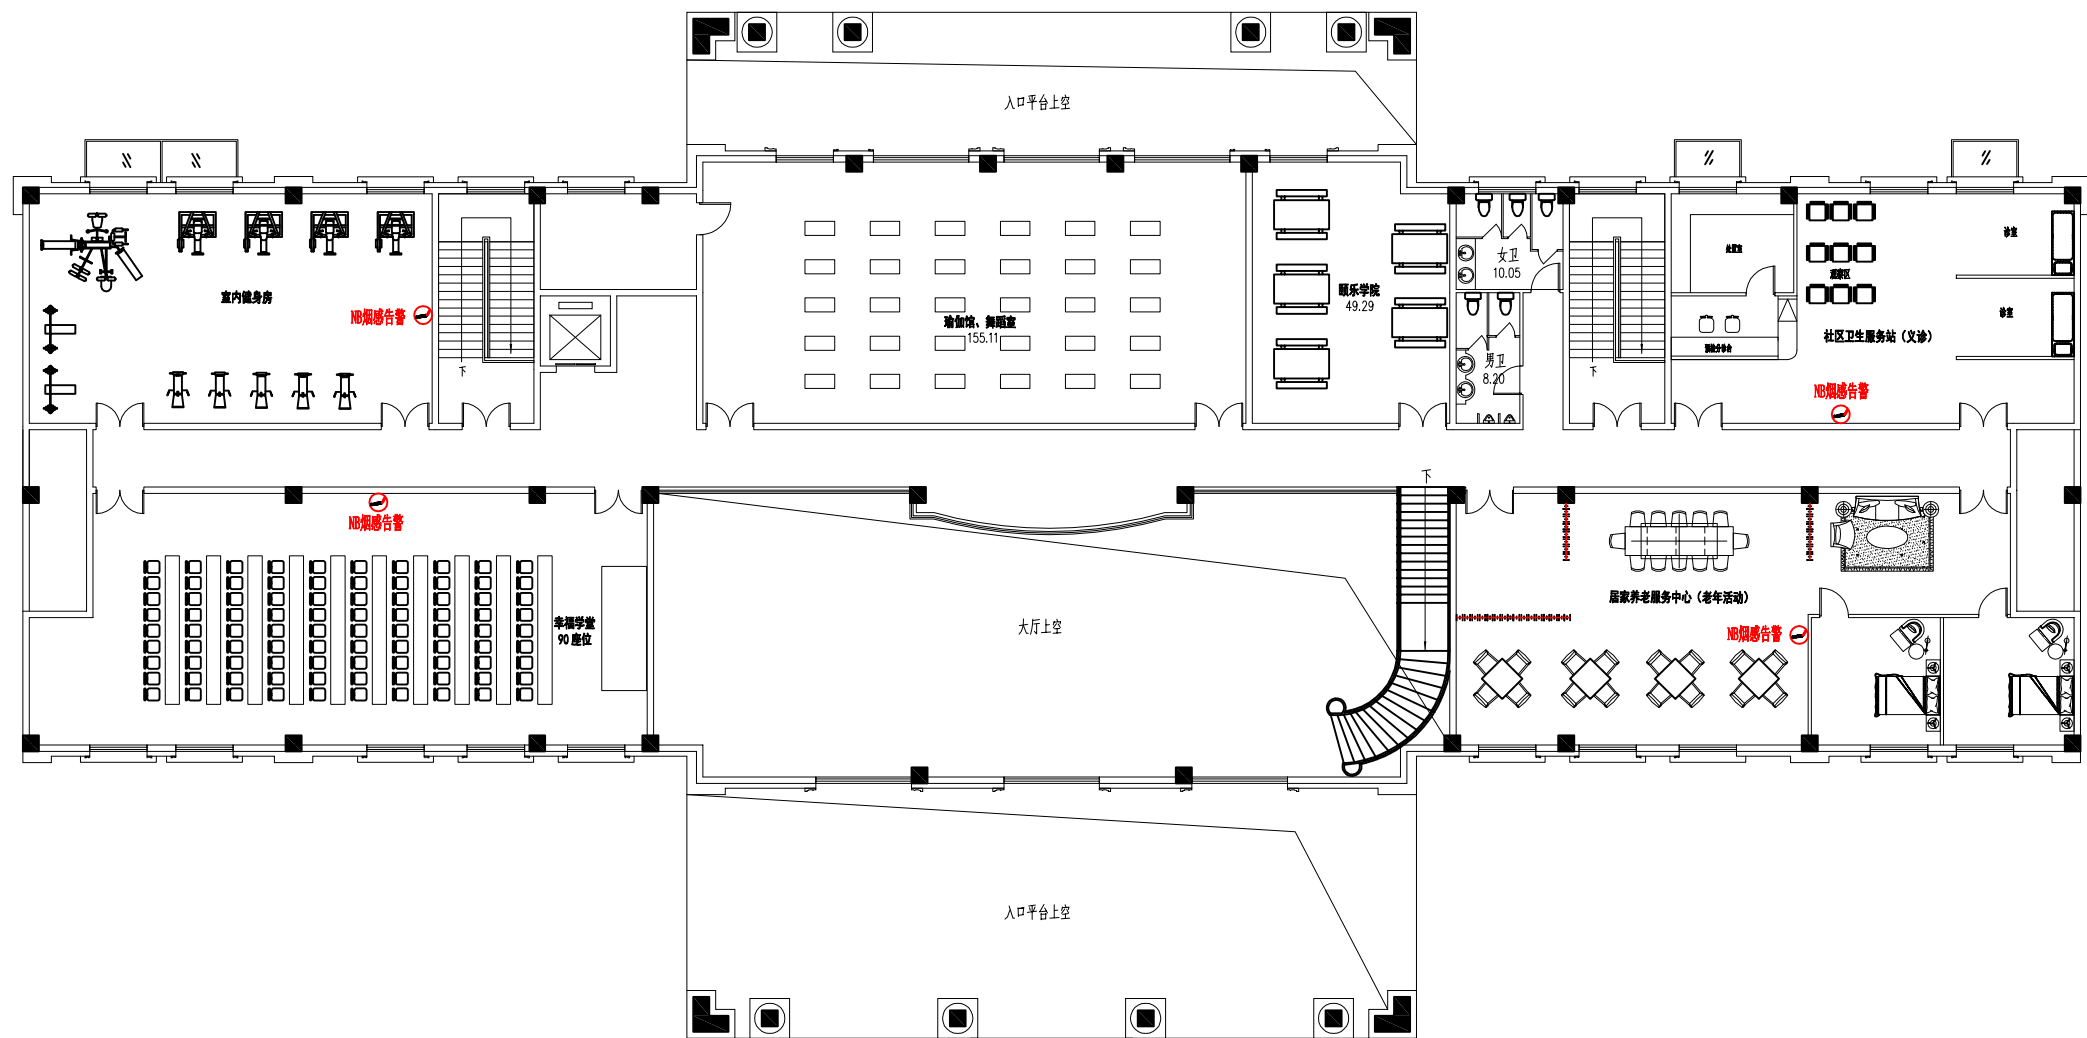

社区卫生服务站、养老服务中心等平面图-2F

 设计单位



杭州园林景观设计有限公司
— Since 1989 —

— 风景园林工程设计专项甲级 —
设计证书编号: A233006582
— 道路工程桥梁工程专业乙级 —
设计证书编号: A233006582
— 建筑工程专业乙级 —
设计证书编号: A233006582

建设单位

工程名称

平阳县昆阳镇城东
环境改造提升工程（未来社区）

工程编号

子项

类别

实名

签名

审定

审核

工程负责人

专业负责人

校对

设计

绘图

会签栏

建筑

电气

结构

暖通

给排水

弱电

图纸名称

社区卫生服务站、养老服务中心、
-2层平面图

专业

弱电

设计阶段

初步设计

图号


弱电-31

修改版次

出图盖章


未盖技术出图章 本图纸无效

A3 420X297

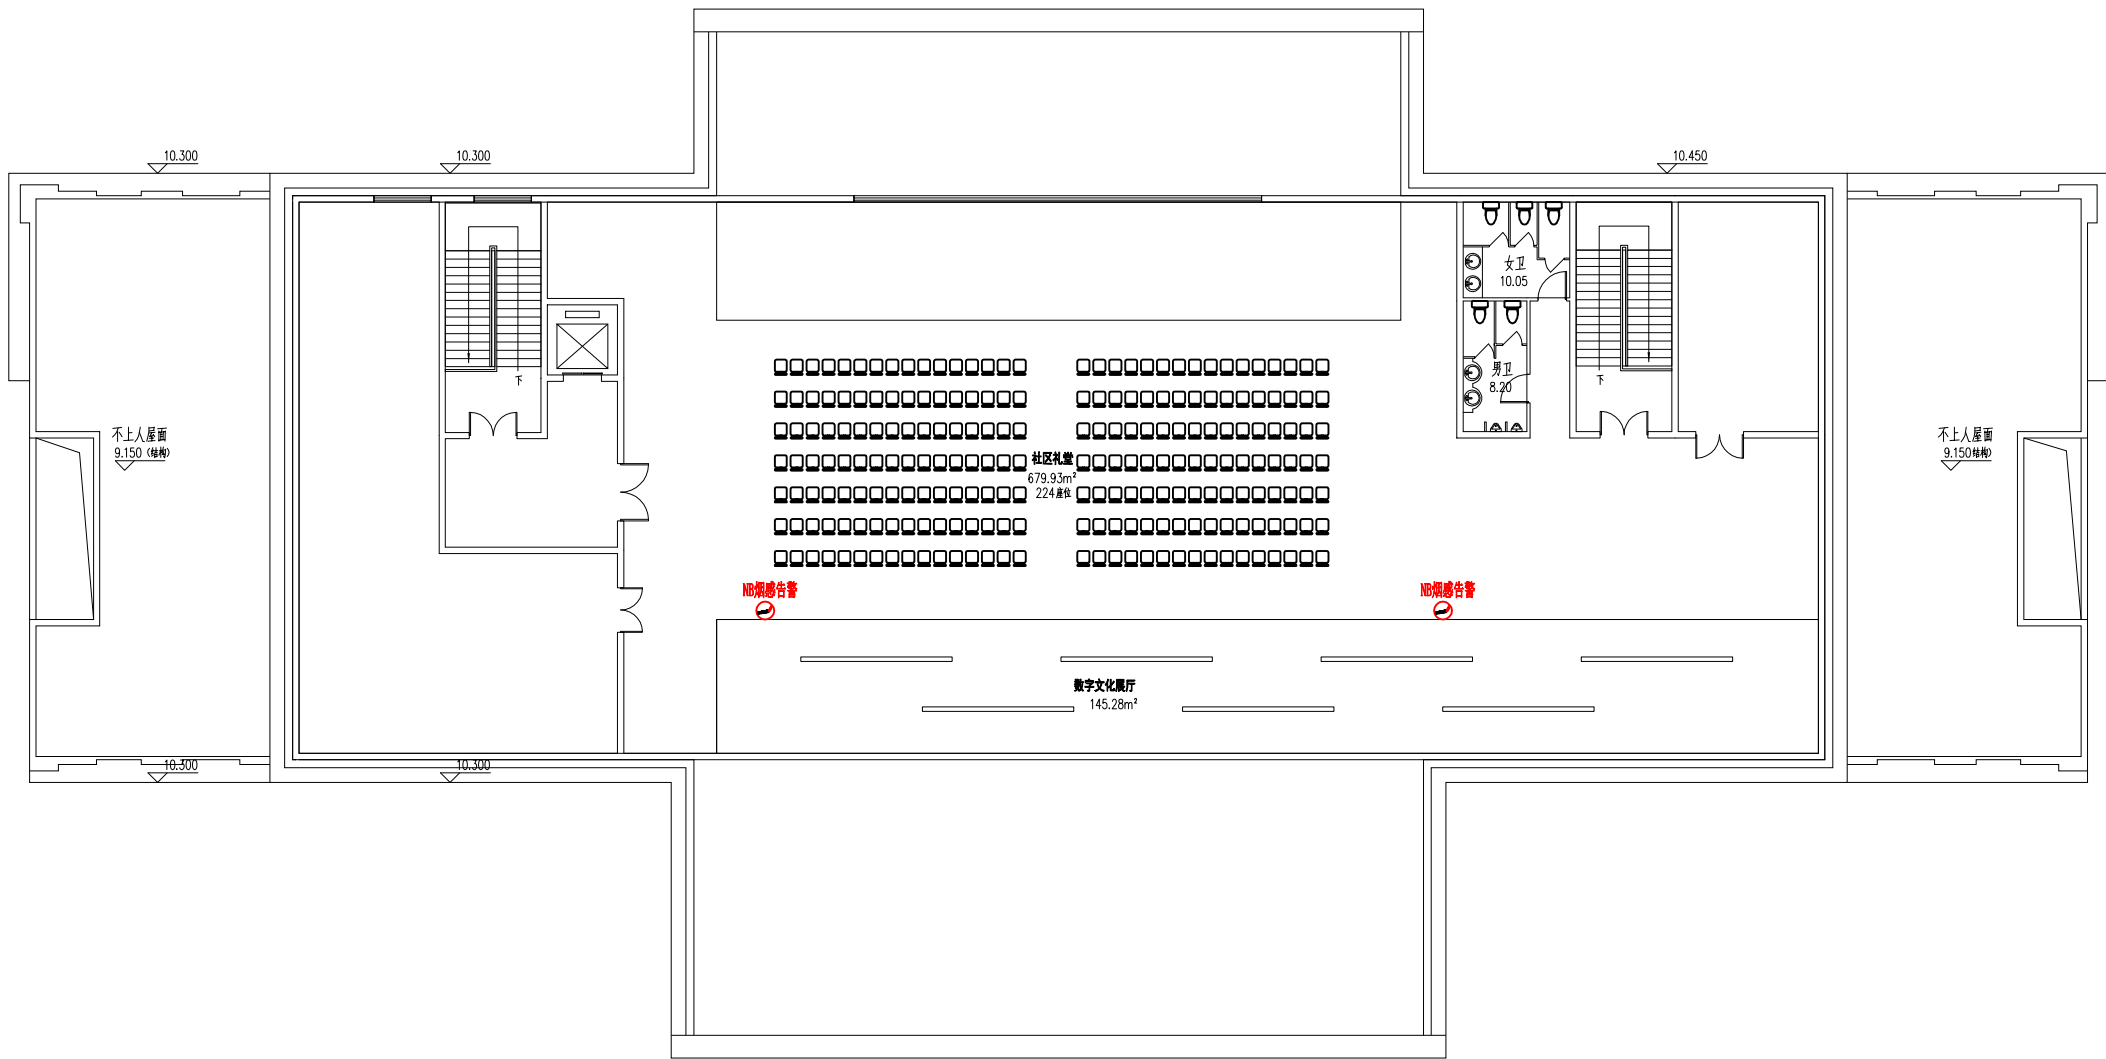

社区卫生服务站、养老服务中心等平面图-3F

 设计单位



杭州园林景观设计有限公司

— Since 1989 —

— 风景园林工程设计专项甲级 —

设计证书编号: A233006582

— 道路工程桥梁工程专业乙级 —

设计证书编号: A233006582

— 建 筑 工 程 专 业 乙 级 —

设计证书编号: A233006582

建设单位

工程名称

平阳县昆阳镇城东
环境改造提升工程（未来社区）

工程编号

子 项

类 别

实 名

签 名

审 定

审 核

工程负责人

专业负责人

校 对

设 计

绘 图

会签栏

建 筑

电 气

结 构

暖 通

给排水

弱 电

图纸名称

社区卫生服务站、养老服务中心、
-3层平面图

专业

弱电

设计阶段

初步设计

图号

弱电-32

 
修改版次

出图盖章

未盖技术出图章 本图纸无效

A3 420X297

设计单位



杭州园林景观设计有限公司
— Since 1989 —

— 风景园林工程设计专项甲级 —
设计证书编号: A2330006582

— 道路工程桥梁工程专业乙级 —
设计证书编号: A2330006582

— 建 筑 工 程 专 业 乙 级 —
设计证书编号: A2330006582

建设单位



工程名称


平阳县昆阳镇城东
环境改造提升工程（未来社区）

工程编号			
子 项			
类 别	实 名	签 名	
审 定			
审 核			
工程负责人			
专业负责人			
校 对			
设 计			
绘 图			
会签栏			
建 筑		电 气	
结 构		暖 通	
给排水		弱 电	
图纸名称			
社区卫生服务站、养老服务中心、 室内健身场馆、幸福学堂系统图			
专业	弱电	设计阶段	初步设计
图号	弱电-33	修改版次	

出图盖章

未盖技术出图章 本图纸无效

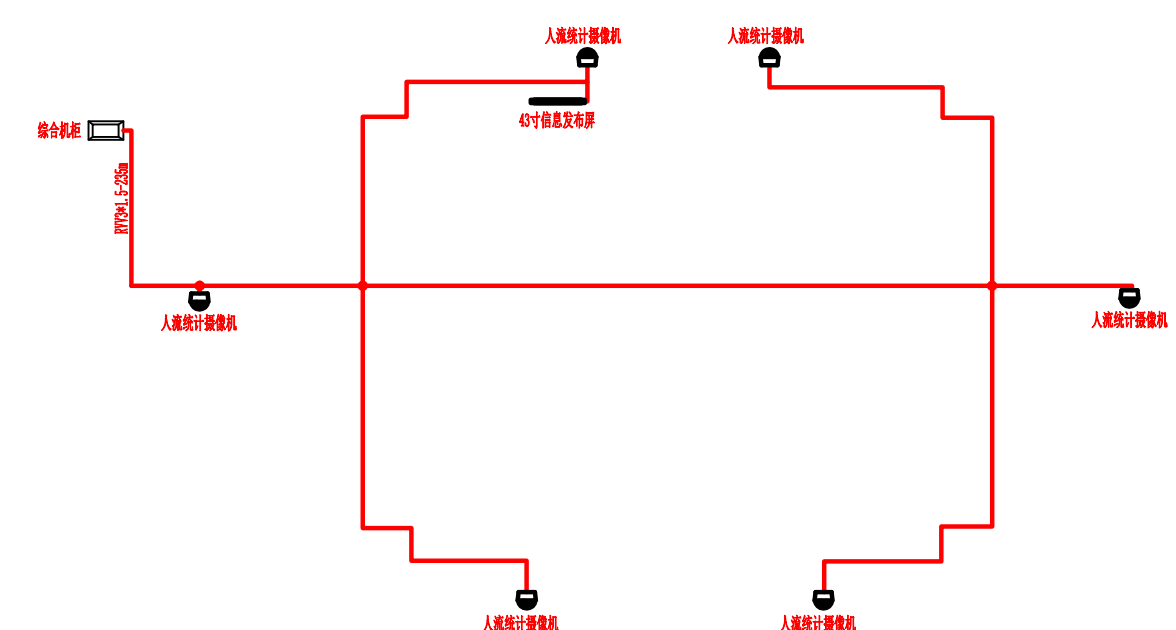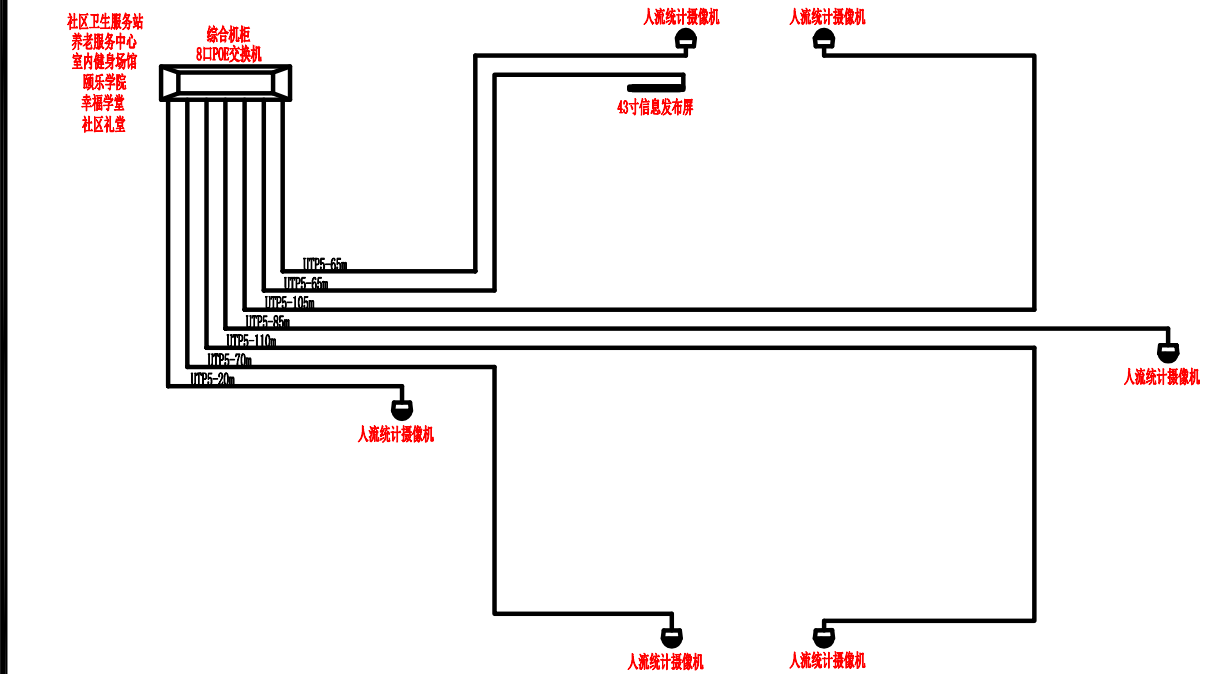

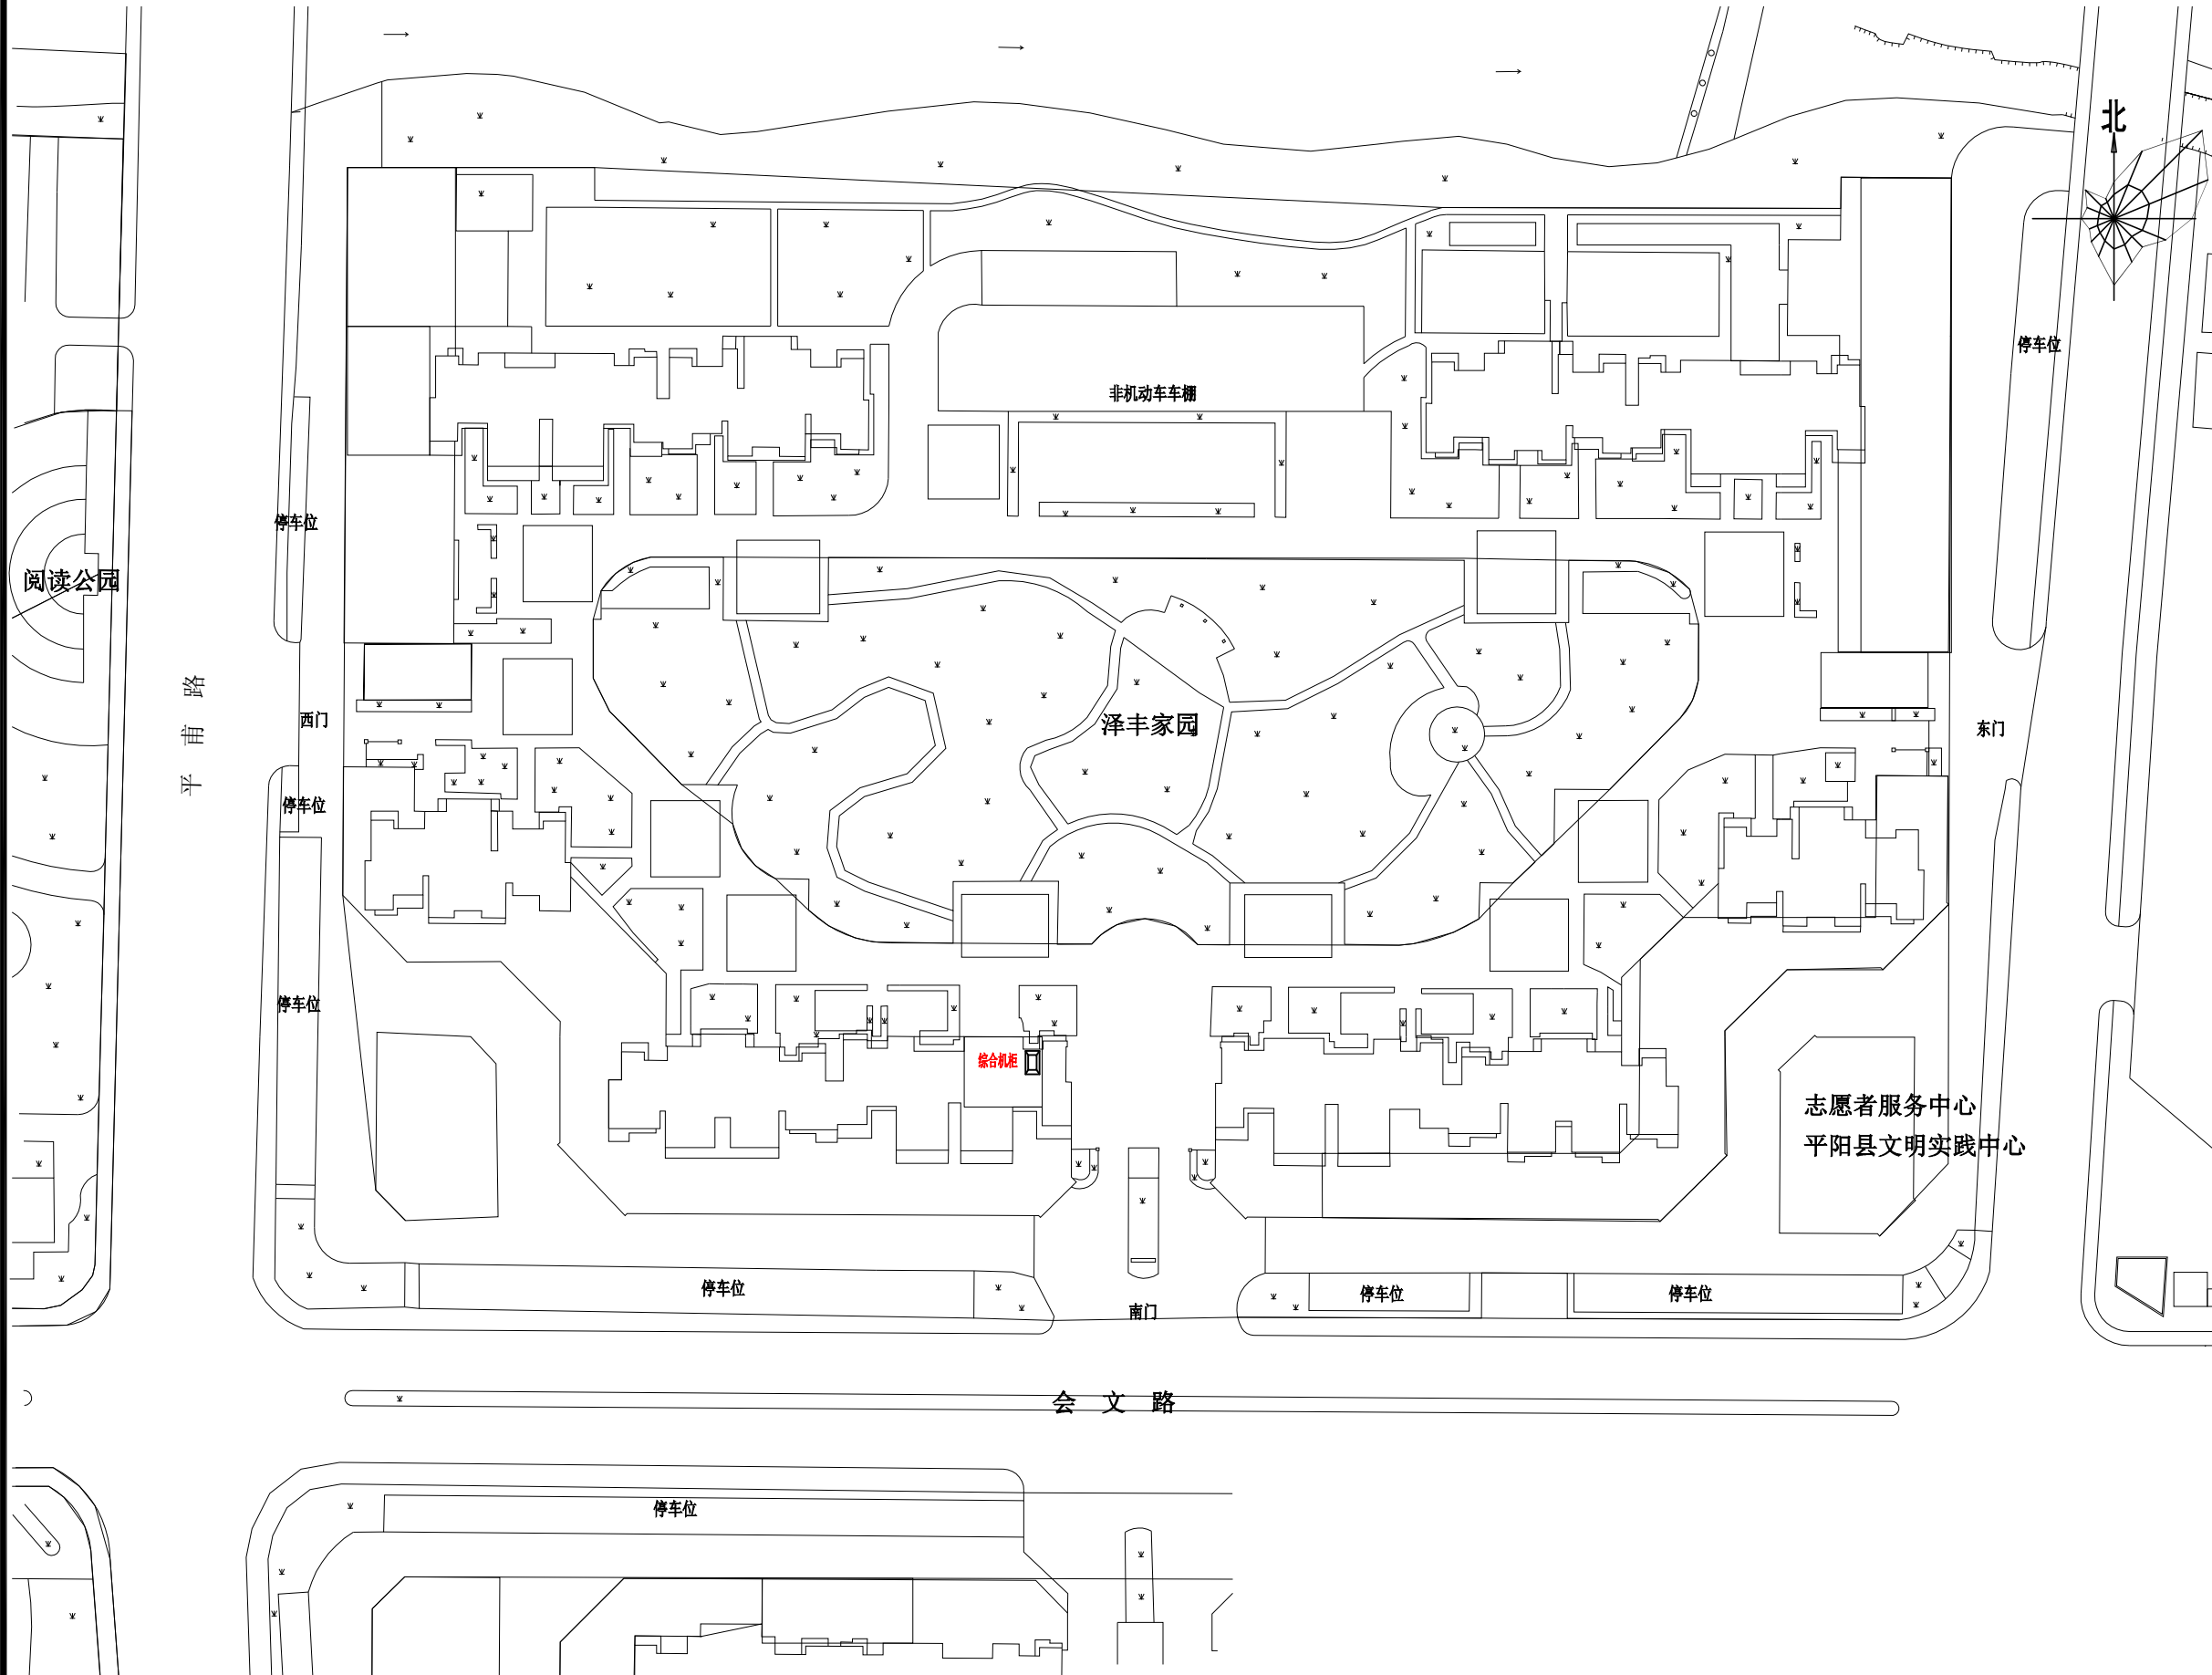

设计单位



杭州园林景观设计有限公司
— Since 1989 —
— 风景园林工程设计专项甲级 —
— 设计证书编号: A233006582 —
— 道路工程桥梁工程专业乙级 —
— 设计证书编号: A233006582 —
— 建筑工程专业乙级 —
— 设计证书编号: A233006582 —

建设单位

工程名称

平阳县昆阳镇城东
环境改造提升工程（未来社区）

工程编号			
子 项			
类 别	实 名	签 名	
审 定			
审 核			
工程负责人			
专业负责人			
校 对			
设 计			
绘 图			
会签栏			
建 筑		电 气	
结 构		暖 通	
给排水		弱 电	

图纸名称


志愿者服务中心
平阳县文明实践中心总平面图

专业	弱电	设计阶段	初步设计
图号	弱电-34	修改版次	


出图盖章

工程号

未盖技术出图章 本图纸无效

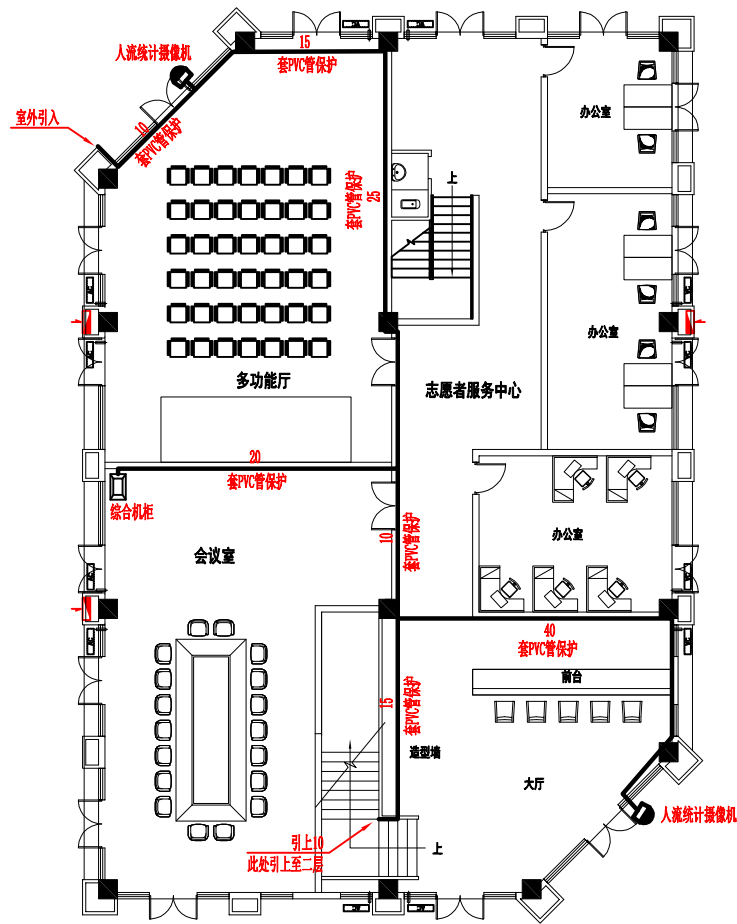


志愿者服务中心平面图-1F

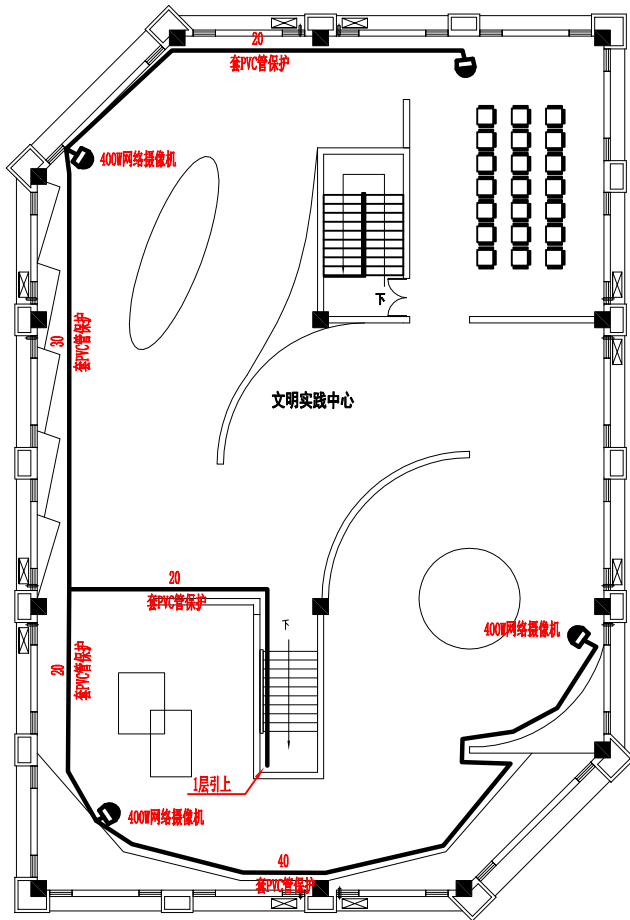

平阳县文明实践中心平面图-2F

 设计单位



杭州园林景观设计有限公司
— Since 1989 —

— 风景园林工程设计专项甲级 —
设计证书编号: A233006582
— 道路工程桥梁工程专业乙级 —
设计证书编号: A233006582
— 建筑工程专业乙级 —
设计证书编号: A233006582

建设单位

工程名称

平阳县昆阳镇城东
环境改造提升工程（未来社区）

工程编号

子项

类别

实 名

签 名

审 定

审 核

工程负责人

专业负责人

校 对

设 计

绘 图

会签栏

建 筑

电 气

结 构

暖 通

给排水

弱 电

图纸名称

志愿者服务中心-1层平面图
平阳县文明实践中心-2层平面图

专业

弱电

设计阶段

初步设计

图号

弱电-35

修改版次

出图盖章

未盖技术出图章 本图纸无效

A3 420X297

设计单位



杭州园林景观设计有限公司
— Since 1989 —
— 风景园林工程设计专项甲级 —
— 道路工程桥梁工程专业乙级 —
— 建筑工程专业乙级 —
设计证书编号: A233006582
设计证书编号: A233006582

建设单位

工程名称


平阳县昆阳镇城东
环境改造提升工程（未来社区）


工程编号			
子 项			
类 别	实 名		签 名
审 定			
审 核			
工程负责人			
专业负责人			
校 对			
设 计			
绘 图			
会签栏			
建 筑		电 气	
结 构		暖 通	
给排水		弱 电	


图纸名称			
志愿者服务中心 平阳县文明实践中心系统图			
专业	弱电	设计阶段	初步设计
图号	弱电-36	修改版次	

出图盖章

 未盖技术出图章 本图纸无效

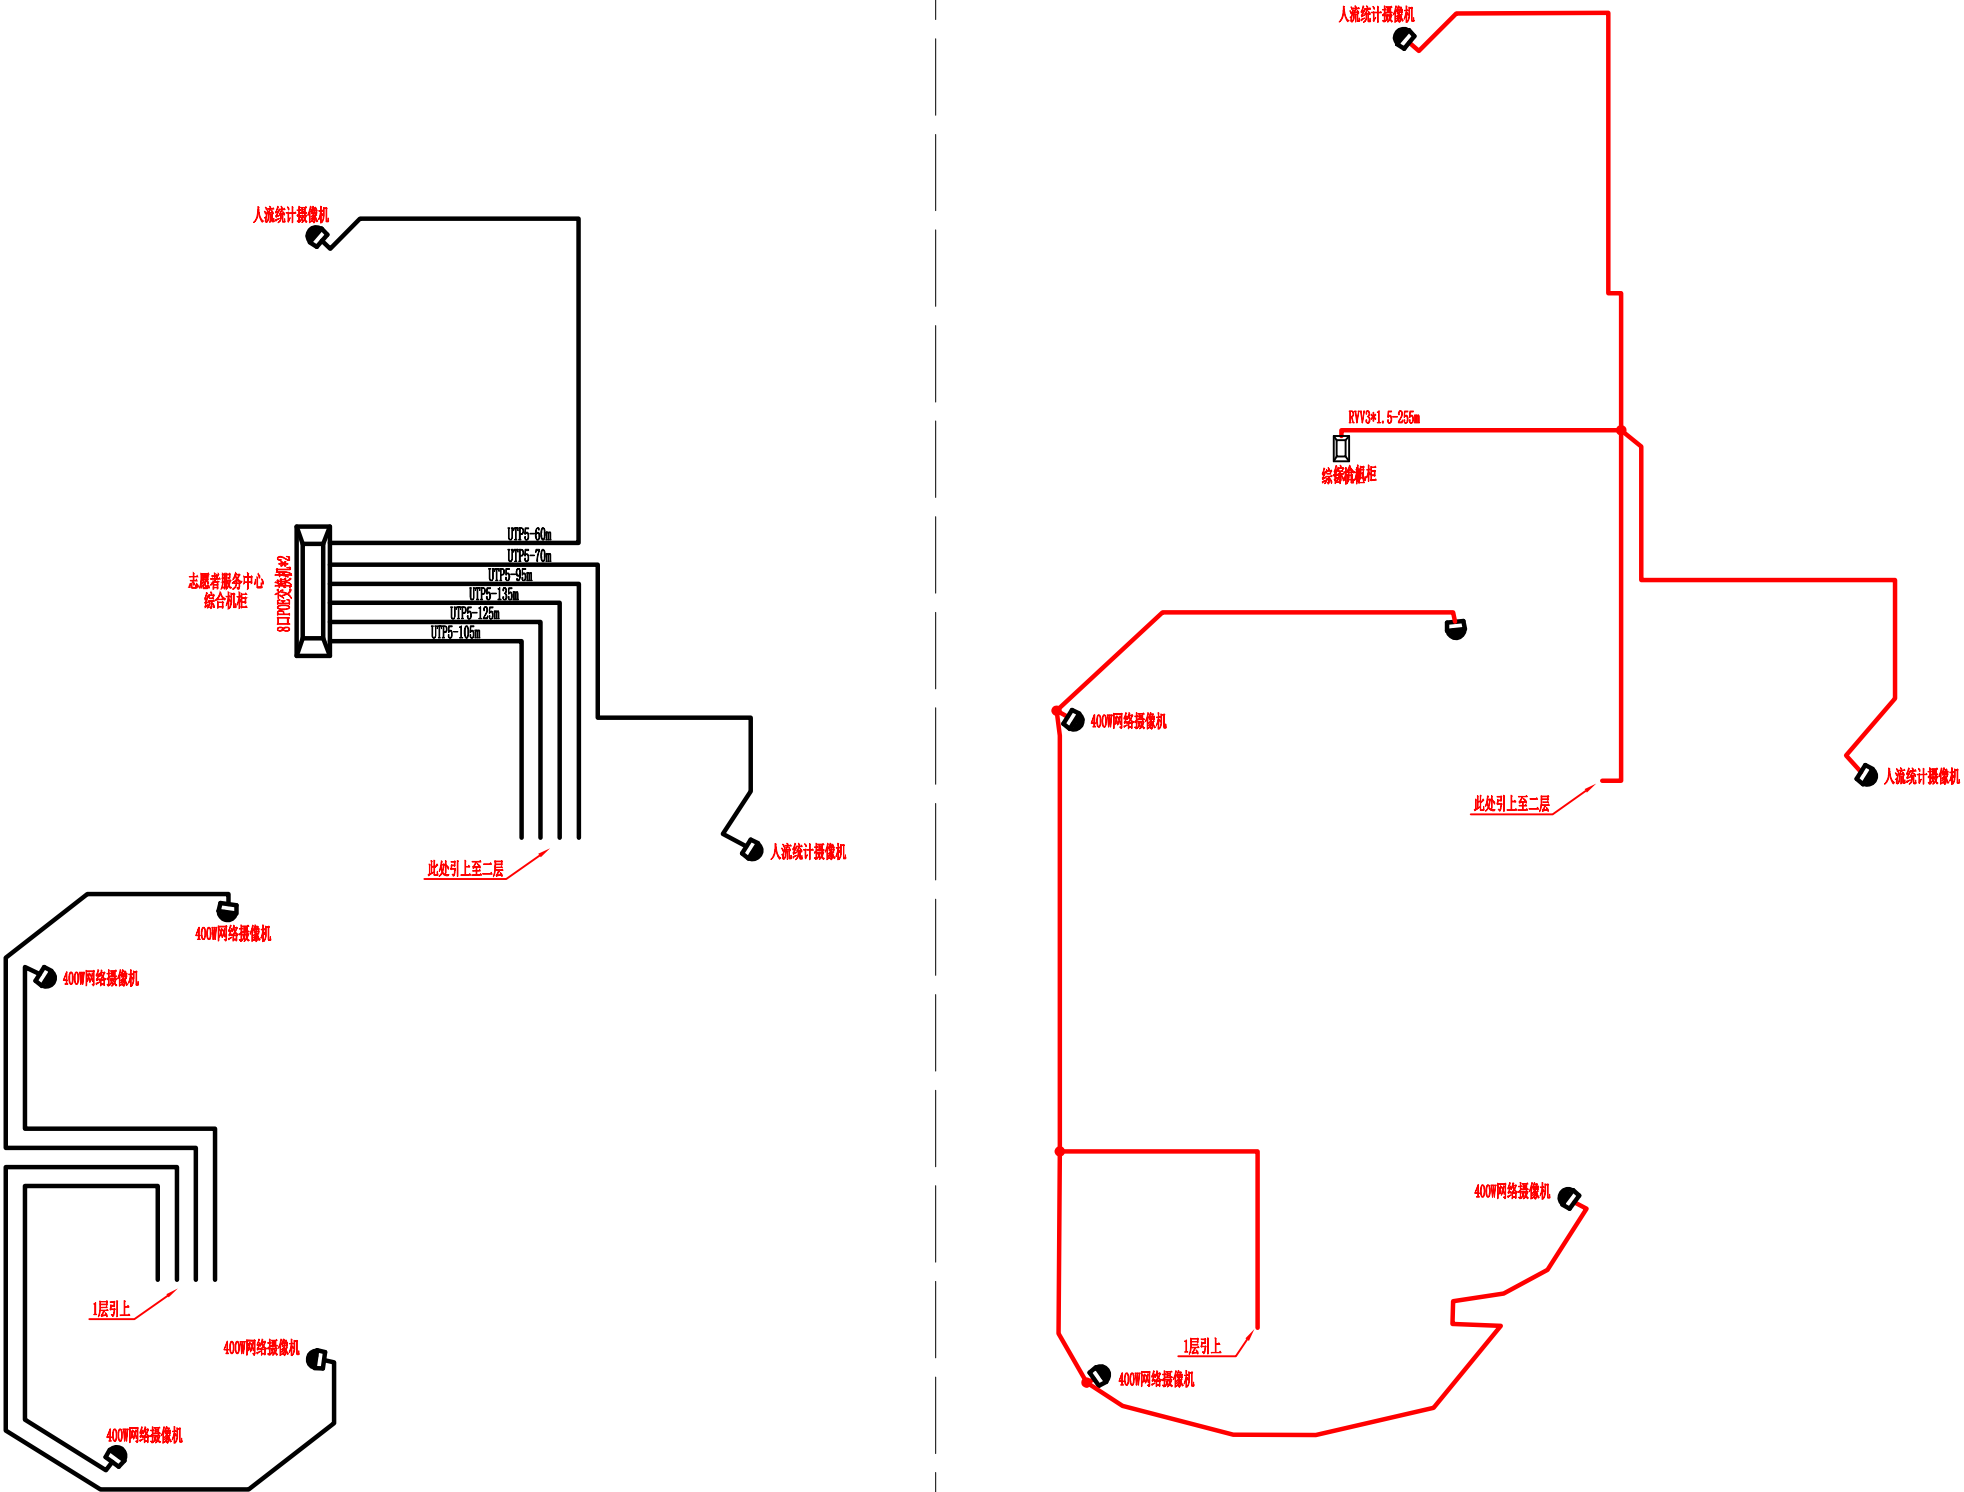


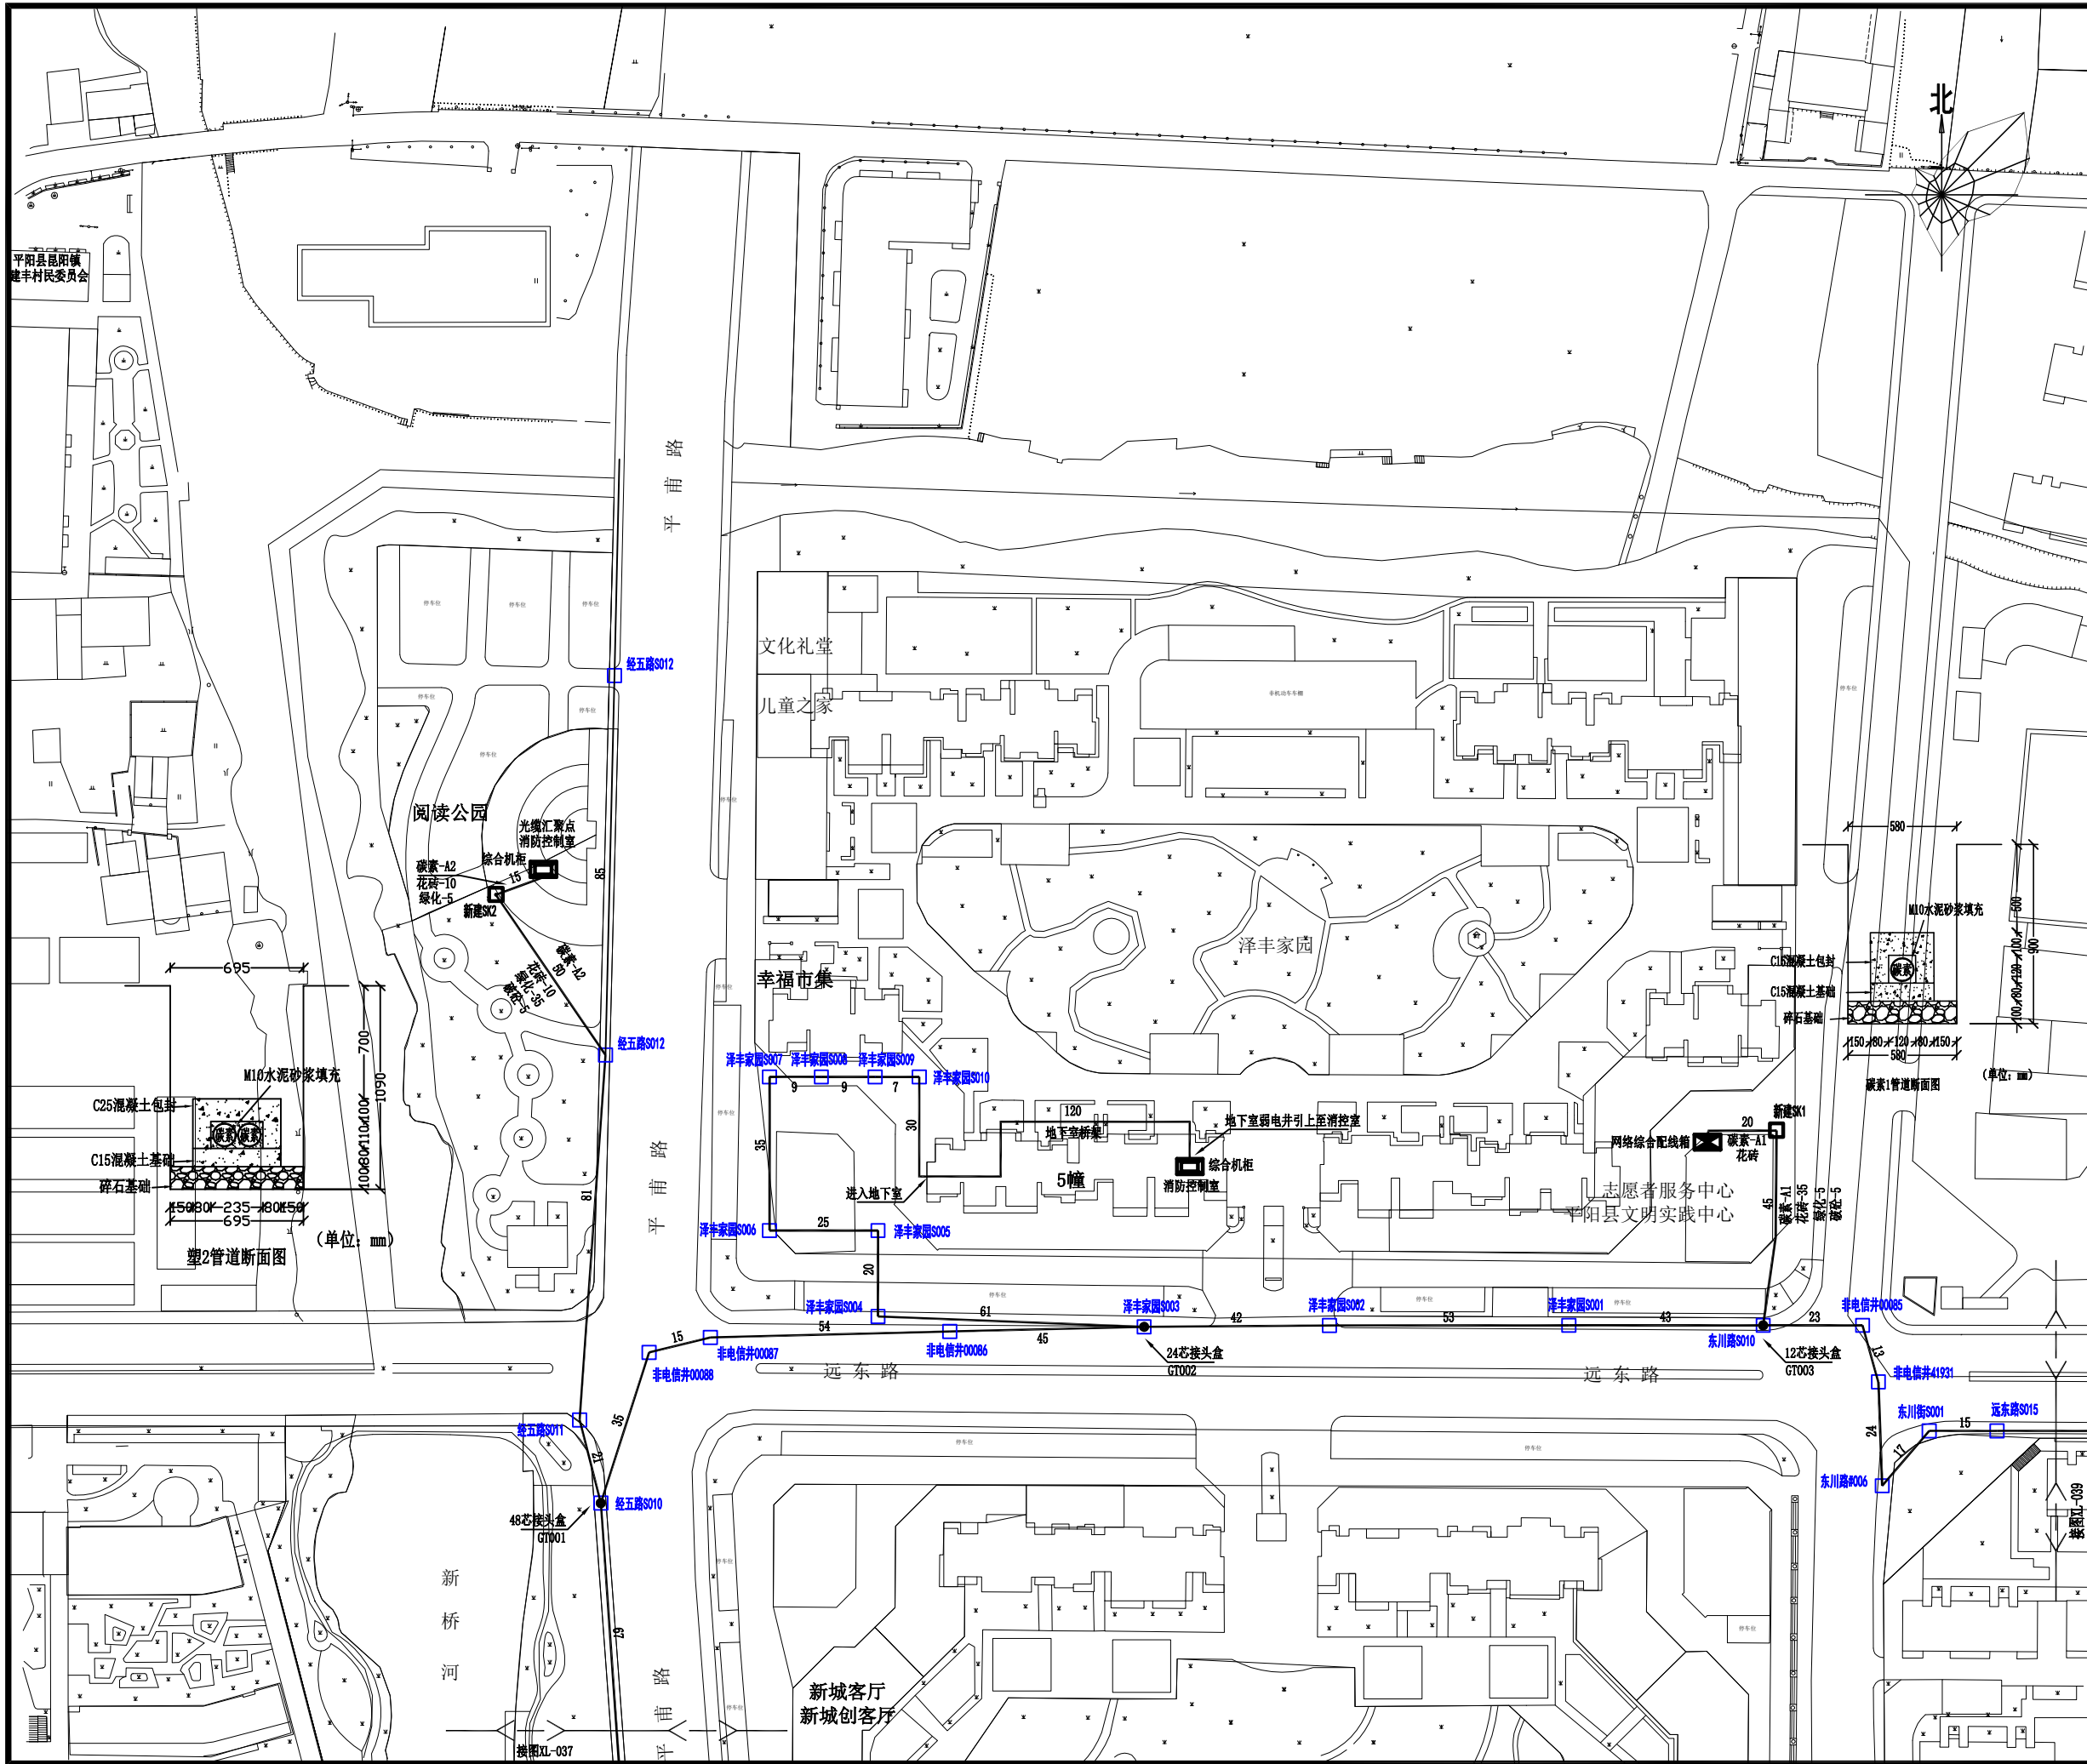


设计单位			
 杭州园林景观设计有限公司 — Since 1989 — — 风景园林工程设计专项甲级 — 设计证书编号: A233006582 — 道路工程桥梁工程专业乙级 — 设计证书编号: A233006582 — 建筑工程专业乙级 — 设计证书编号: A233006582			
建设单位			
工程名称			
平阳县昆阳镇城东 环境改造提升工程（未来社区）			
工程编号			
子 项			
类 别	实 名	签 名	
审 定			
审 核			
工程负责人			
专业负责人			
校 对			
设 计			
绘 图			
会签栏			
建 筑		电 气	
结 构		暖 通	
给排水		弱 电	
图纸名称			
平阳县昆阳镇城东 环境改造提升工程（未来社区） 光缆汇聚路由图（一）			
专业	弱电	设计阶段	初步设计
图号	弱电-37	修改版次	

出图盖章

 未盖技术出图章 本图纸无效

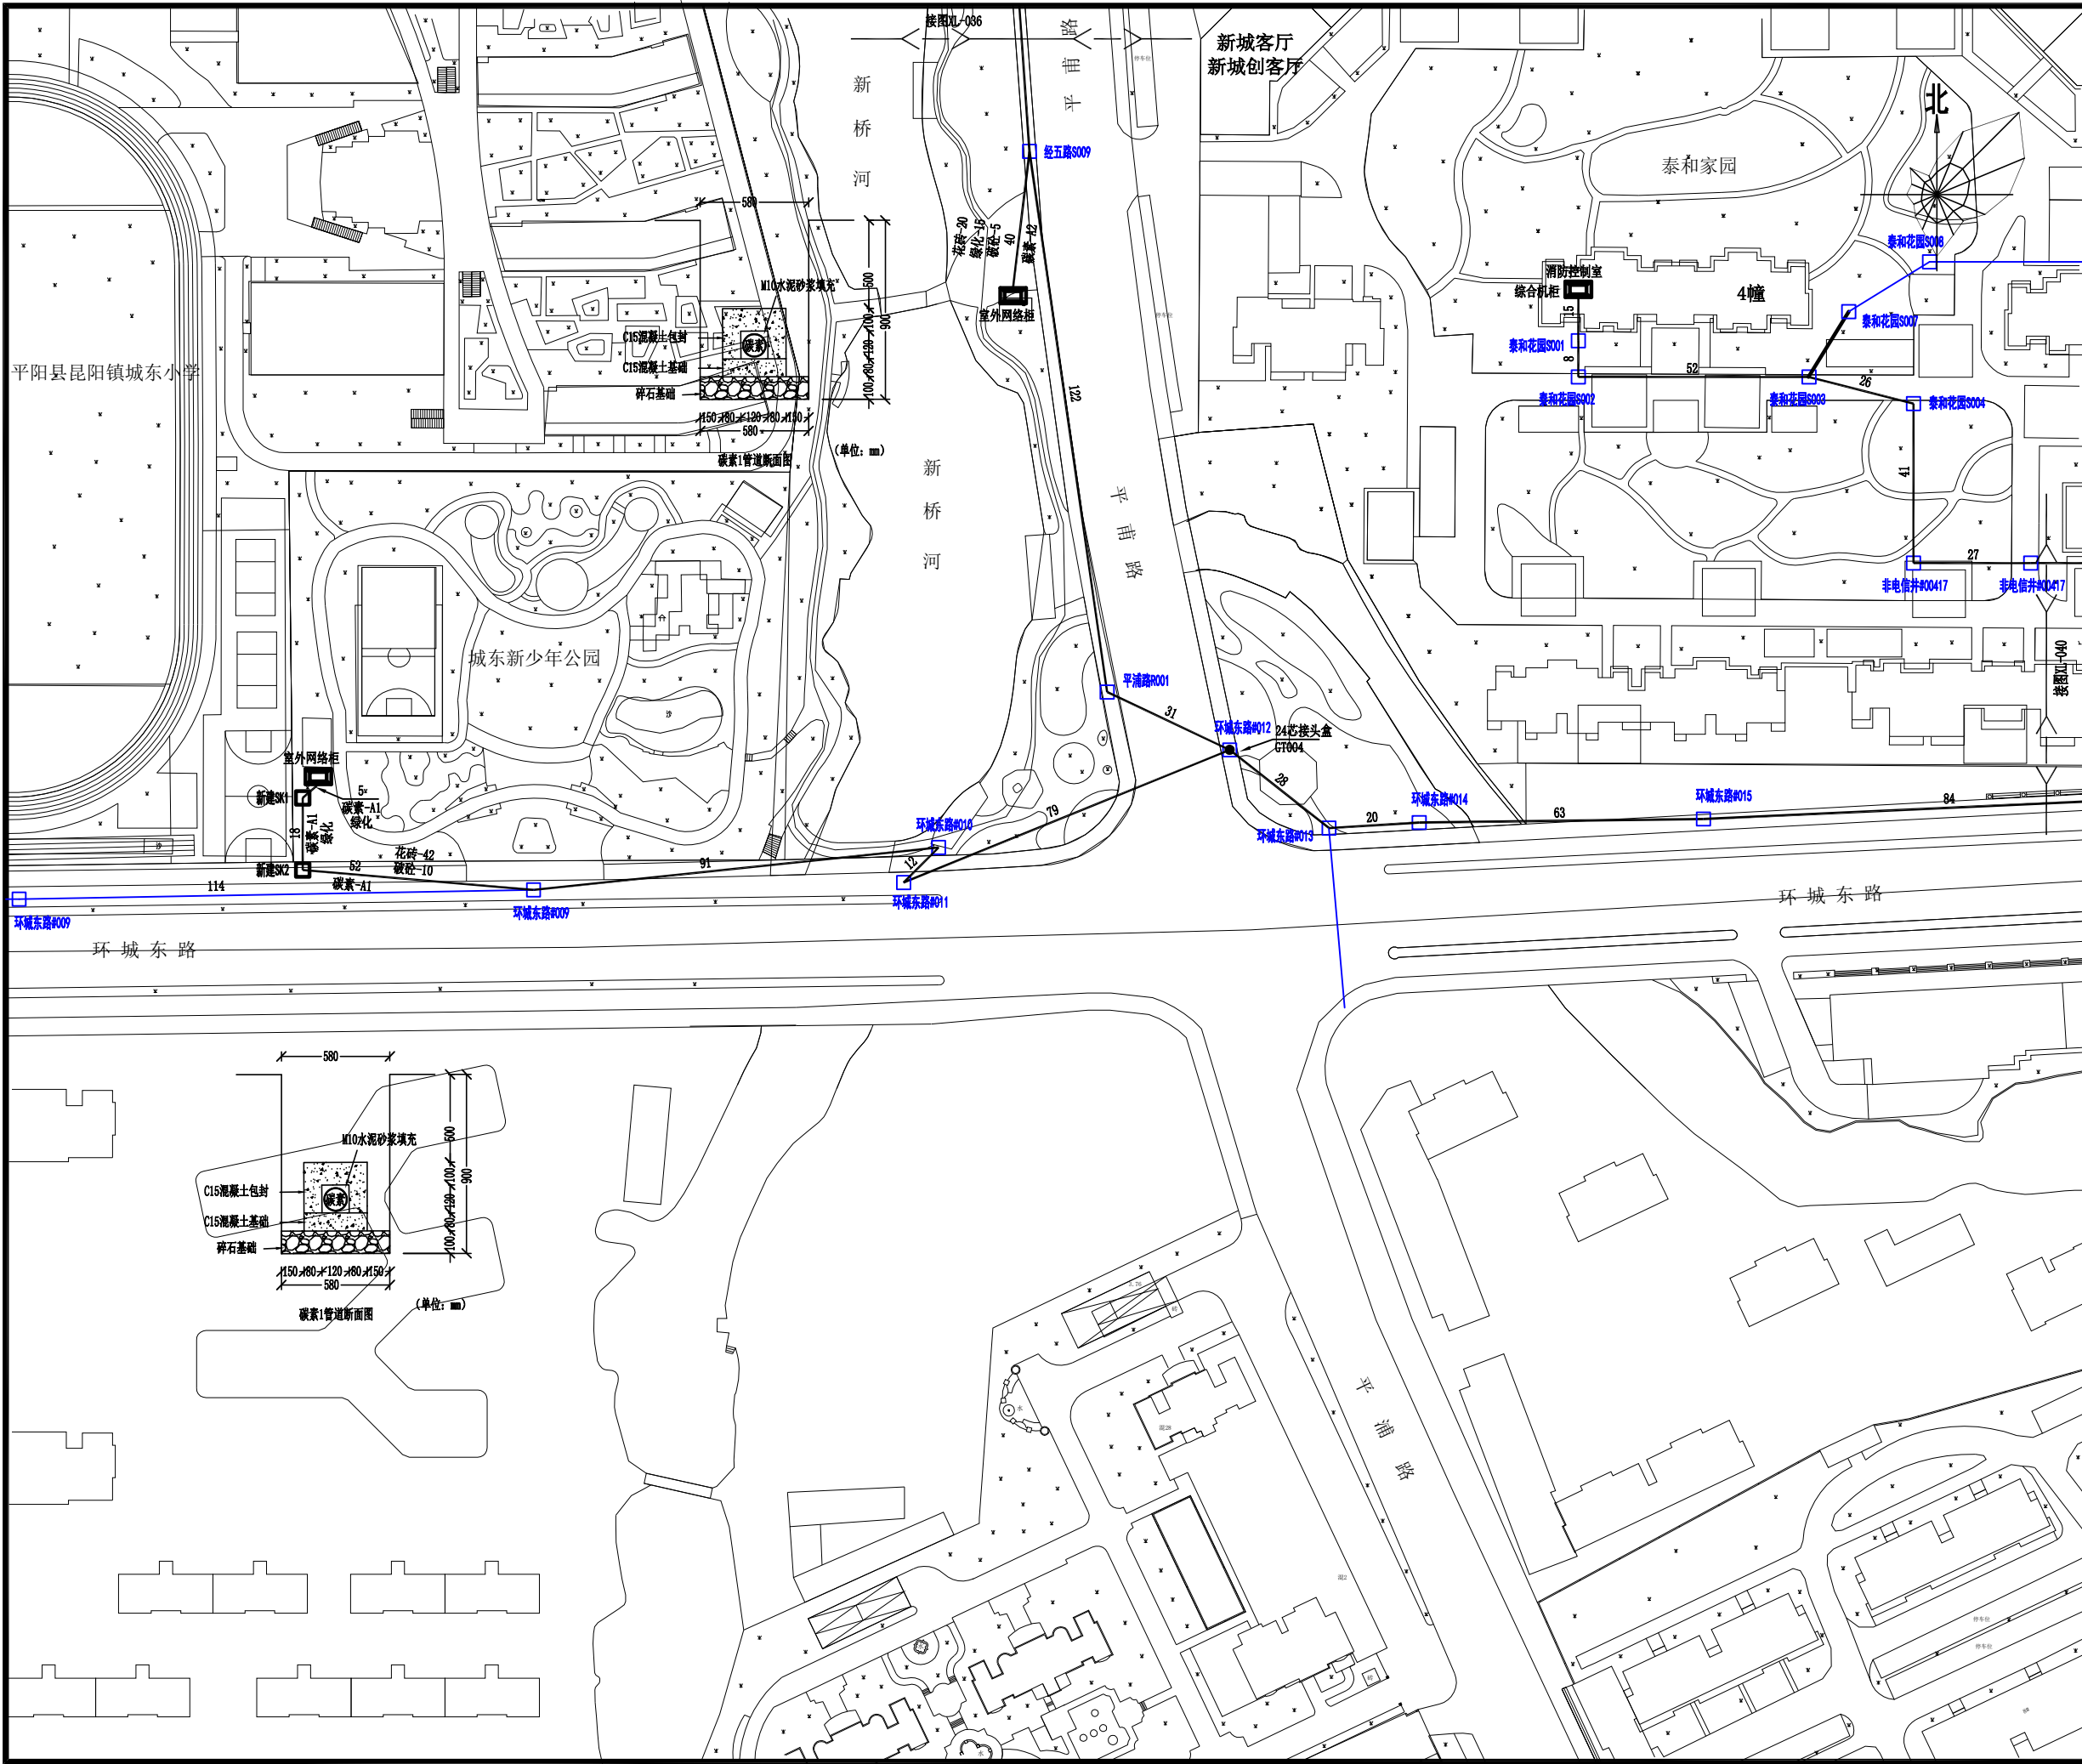


设计单位			
 杭州园林景观设计有限公司 — Since 1989 — — 风景园林工程设计专项甲级 — — 设计证书编号: A233006582 — — 道路工程桥梁工程专业乙级 — — 设计证书编号: A233006582 — — 建筑工程专业乙级 — — 设计证书编号: A233006582 —			
建设单位			
工程名称			
平阳县昆阳镇城东 环境改造提升工程（未来社区）			
工程编号			
子 项			
类 别	实 名	签 名	
审 定			
审 核			
工程负责人			
专业负责人			
校 对			
设 计			
绘 图			
会签栏			
建 筑		电 气	
结 构		暖 通	
给排水		弱 电	
图纸名称	平阳县昆阳镇城东 环境改造提升工程（未来社区） 光缆汇聚路由图（二）		
专业	弱电	设计阶段	初步设计
图号	弱电-38	修改版次	


出图盖章

未盖技术出图章 本图纸无效

A3 420X297

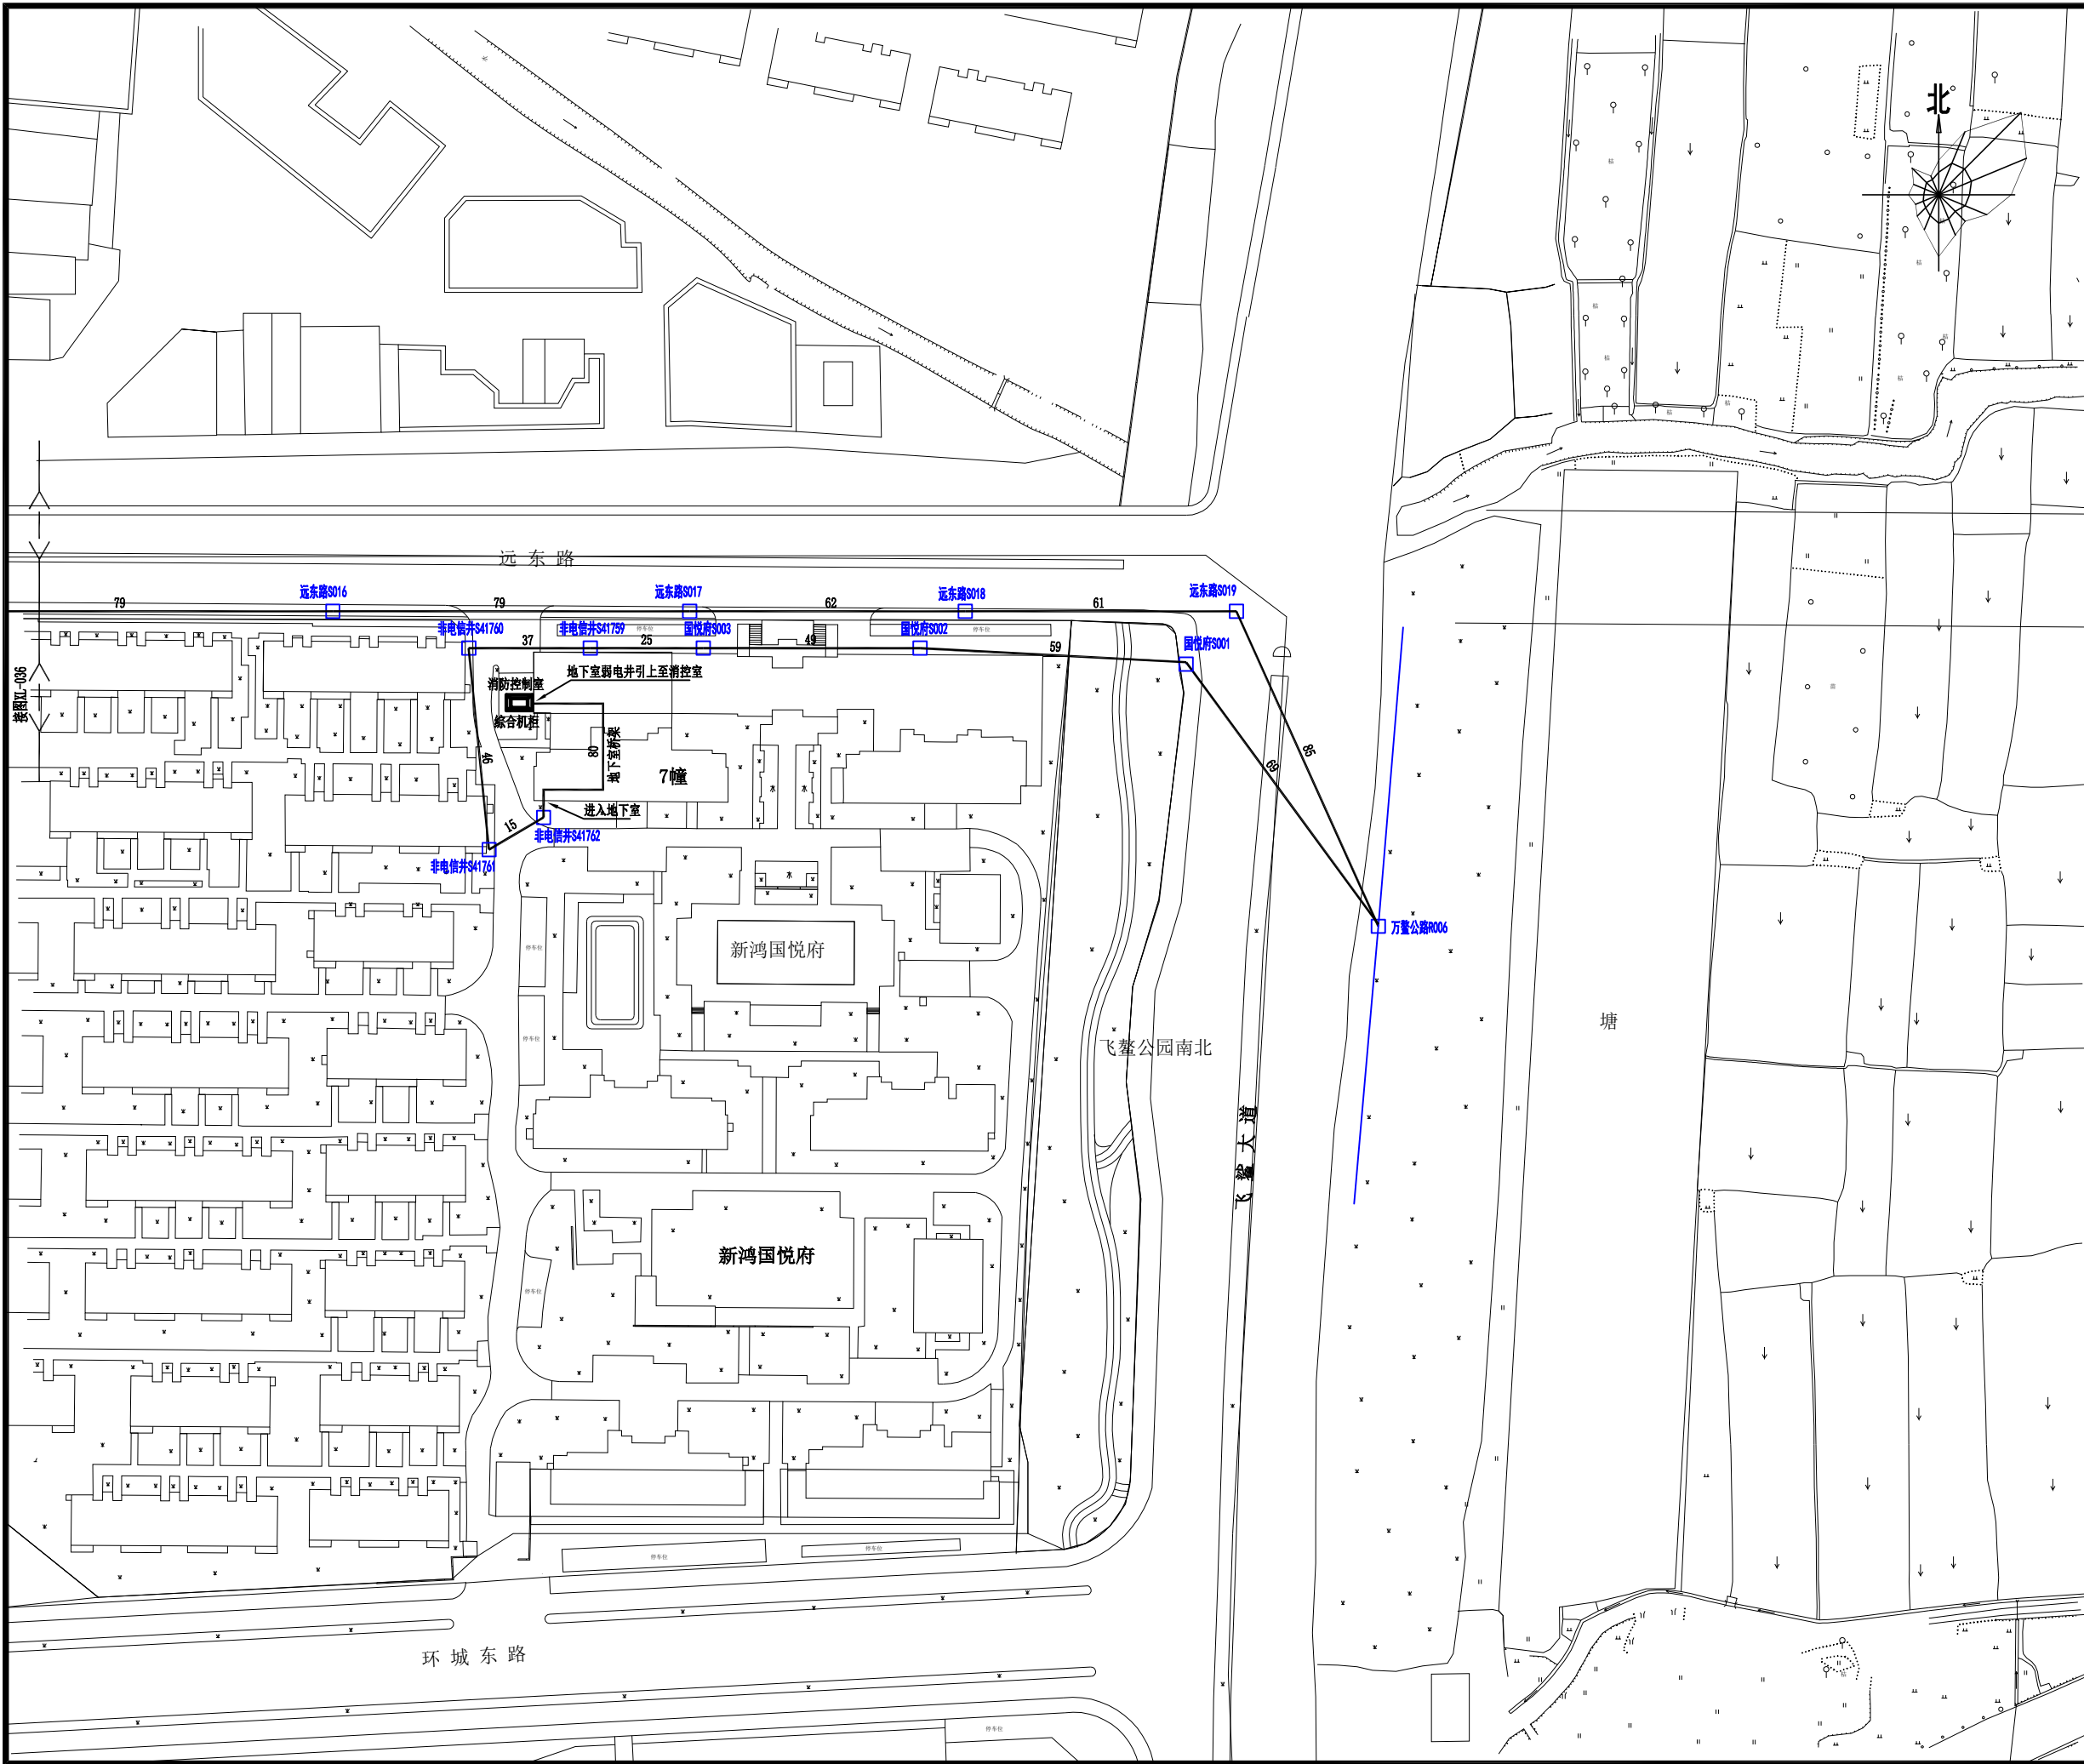

设计单位

 

杭州园林景观设计有限公司
— Since 1989 —

— 风景园林工程设计专项甲级 —
设计证书编号: A233006582

— 道路工程桥梁工程专业乙级 —
设计证书编号: A233006582

— 建筑工程专业乙级 —
设计证书编号: A233006582

建设单位

工程名称

平阳县昆阳镇城东
环境改造提升工程（未来社区）

工程编号			
子项			
类别	实 名	签 名	
审 定			
审 核			
工程负责人			
专业负责人			
校 对			
设 计			
绘 图			
会签栏			
建 筑		电 气	
结 构		暖 通	
给排水		弱 电	

图纸名称


平阳县昆阳镇城东
环境改造提升工程（未来社区）
光缆汇聚路由图（三）

专业	弱电	设计阶段	初步设计
图号	弱电-39	修改版次	


出图盖章

未盖技术出图章 本图纸无效

A3 420X297

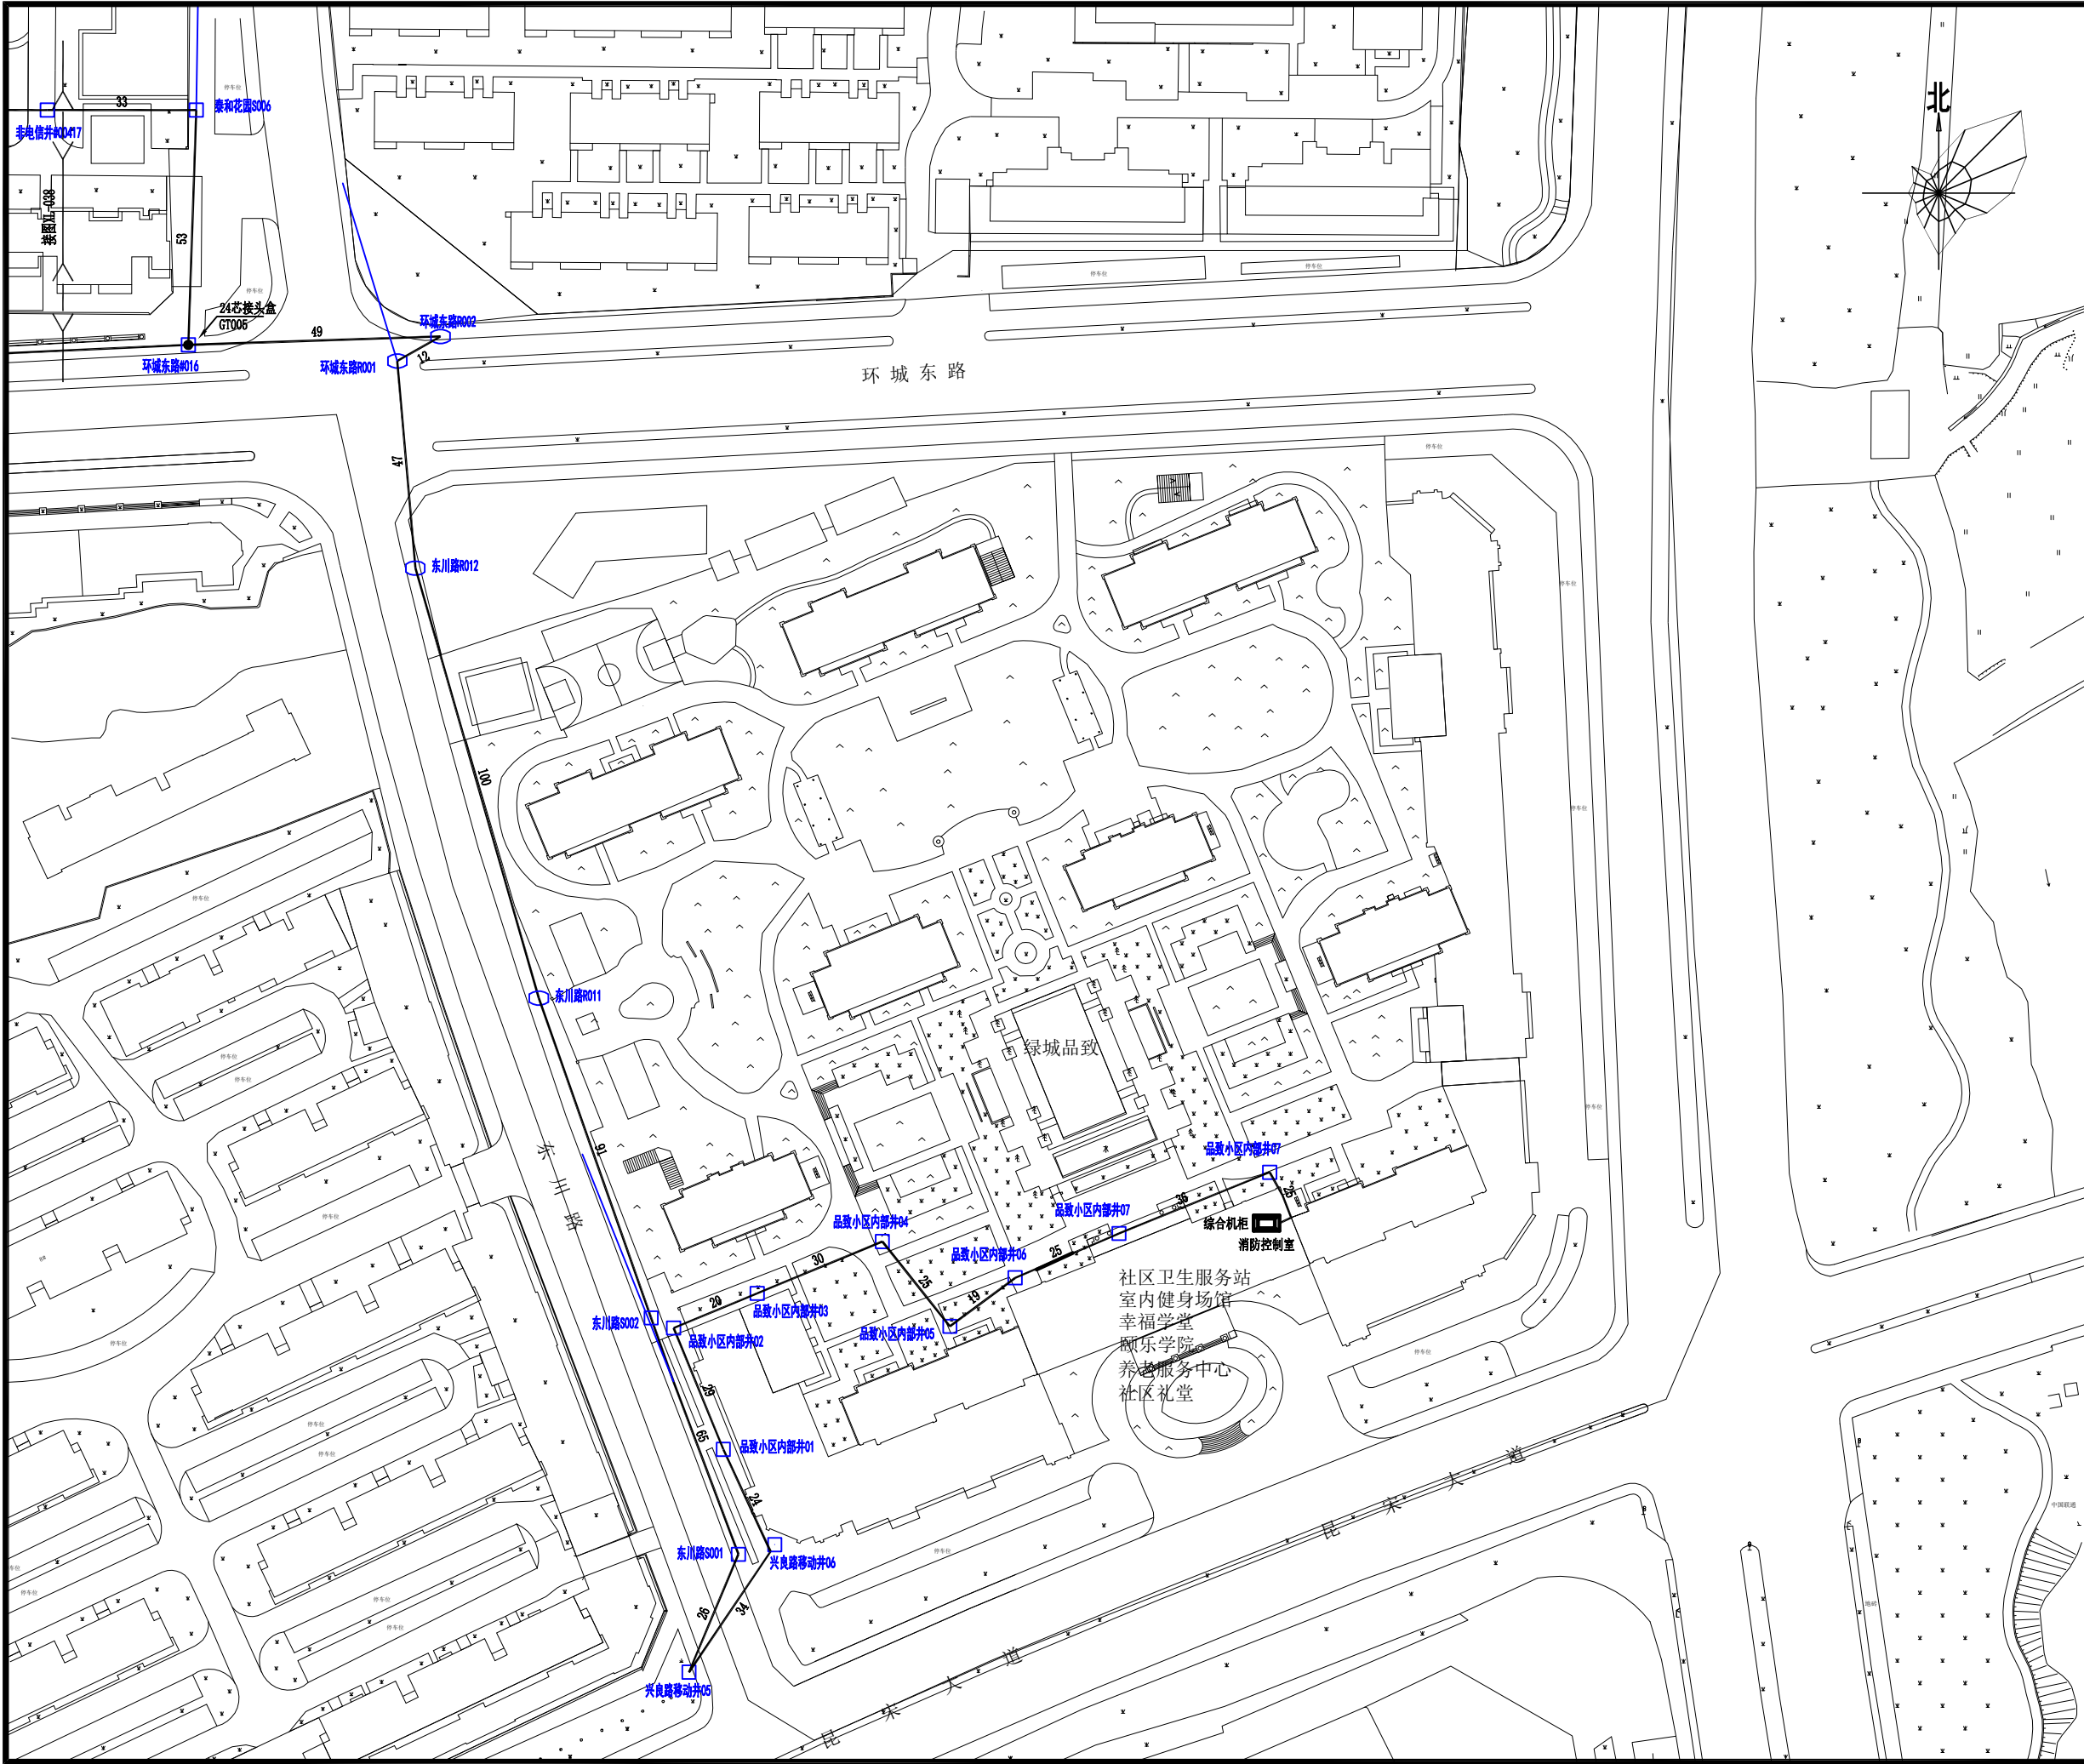

设计单位

 

杭州园林景观设计有限公司
— Since 1989 —
— 风景园林工程设计专项甲级 —
— 设计证书编号: A233006582 —
— 道路工程桥梁工程专业乙级 —
— 设计证书编号: A233006582 —
— 建筑工程专业乙级 —
— 设计证书编号: A233006582 —

建设单位

平阳县昆阳镇城东
环境改造提升工程（未来社区）

工程名称

平阳县昆阳镇城东
环境改造提升工程（未来社区）

工程编号		
子项		
类别	实 名	签 名
审 定		
审 核		
工程负责人		
专业负责人		
校 对		
设 计		
绘 图		
会签栏		
建 筑	电 气	
结 构	暖 通	
给排水	弱 电	


图纸名称

平阳县昆阳镇城东
环境改造提升工程（未来社区）
光缆汇聚路由图（四）

	弱电	设计阶段	初步设计
	弱电-40	修改版次	

出图盖章

未盖技术出图章 本图纸无效

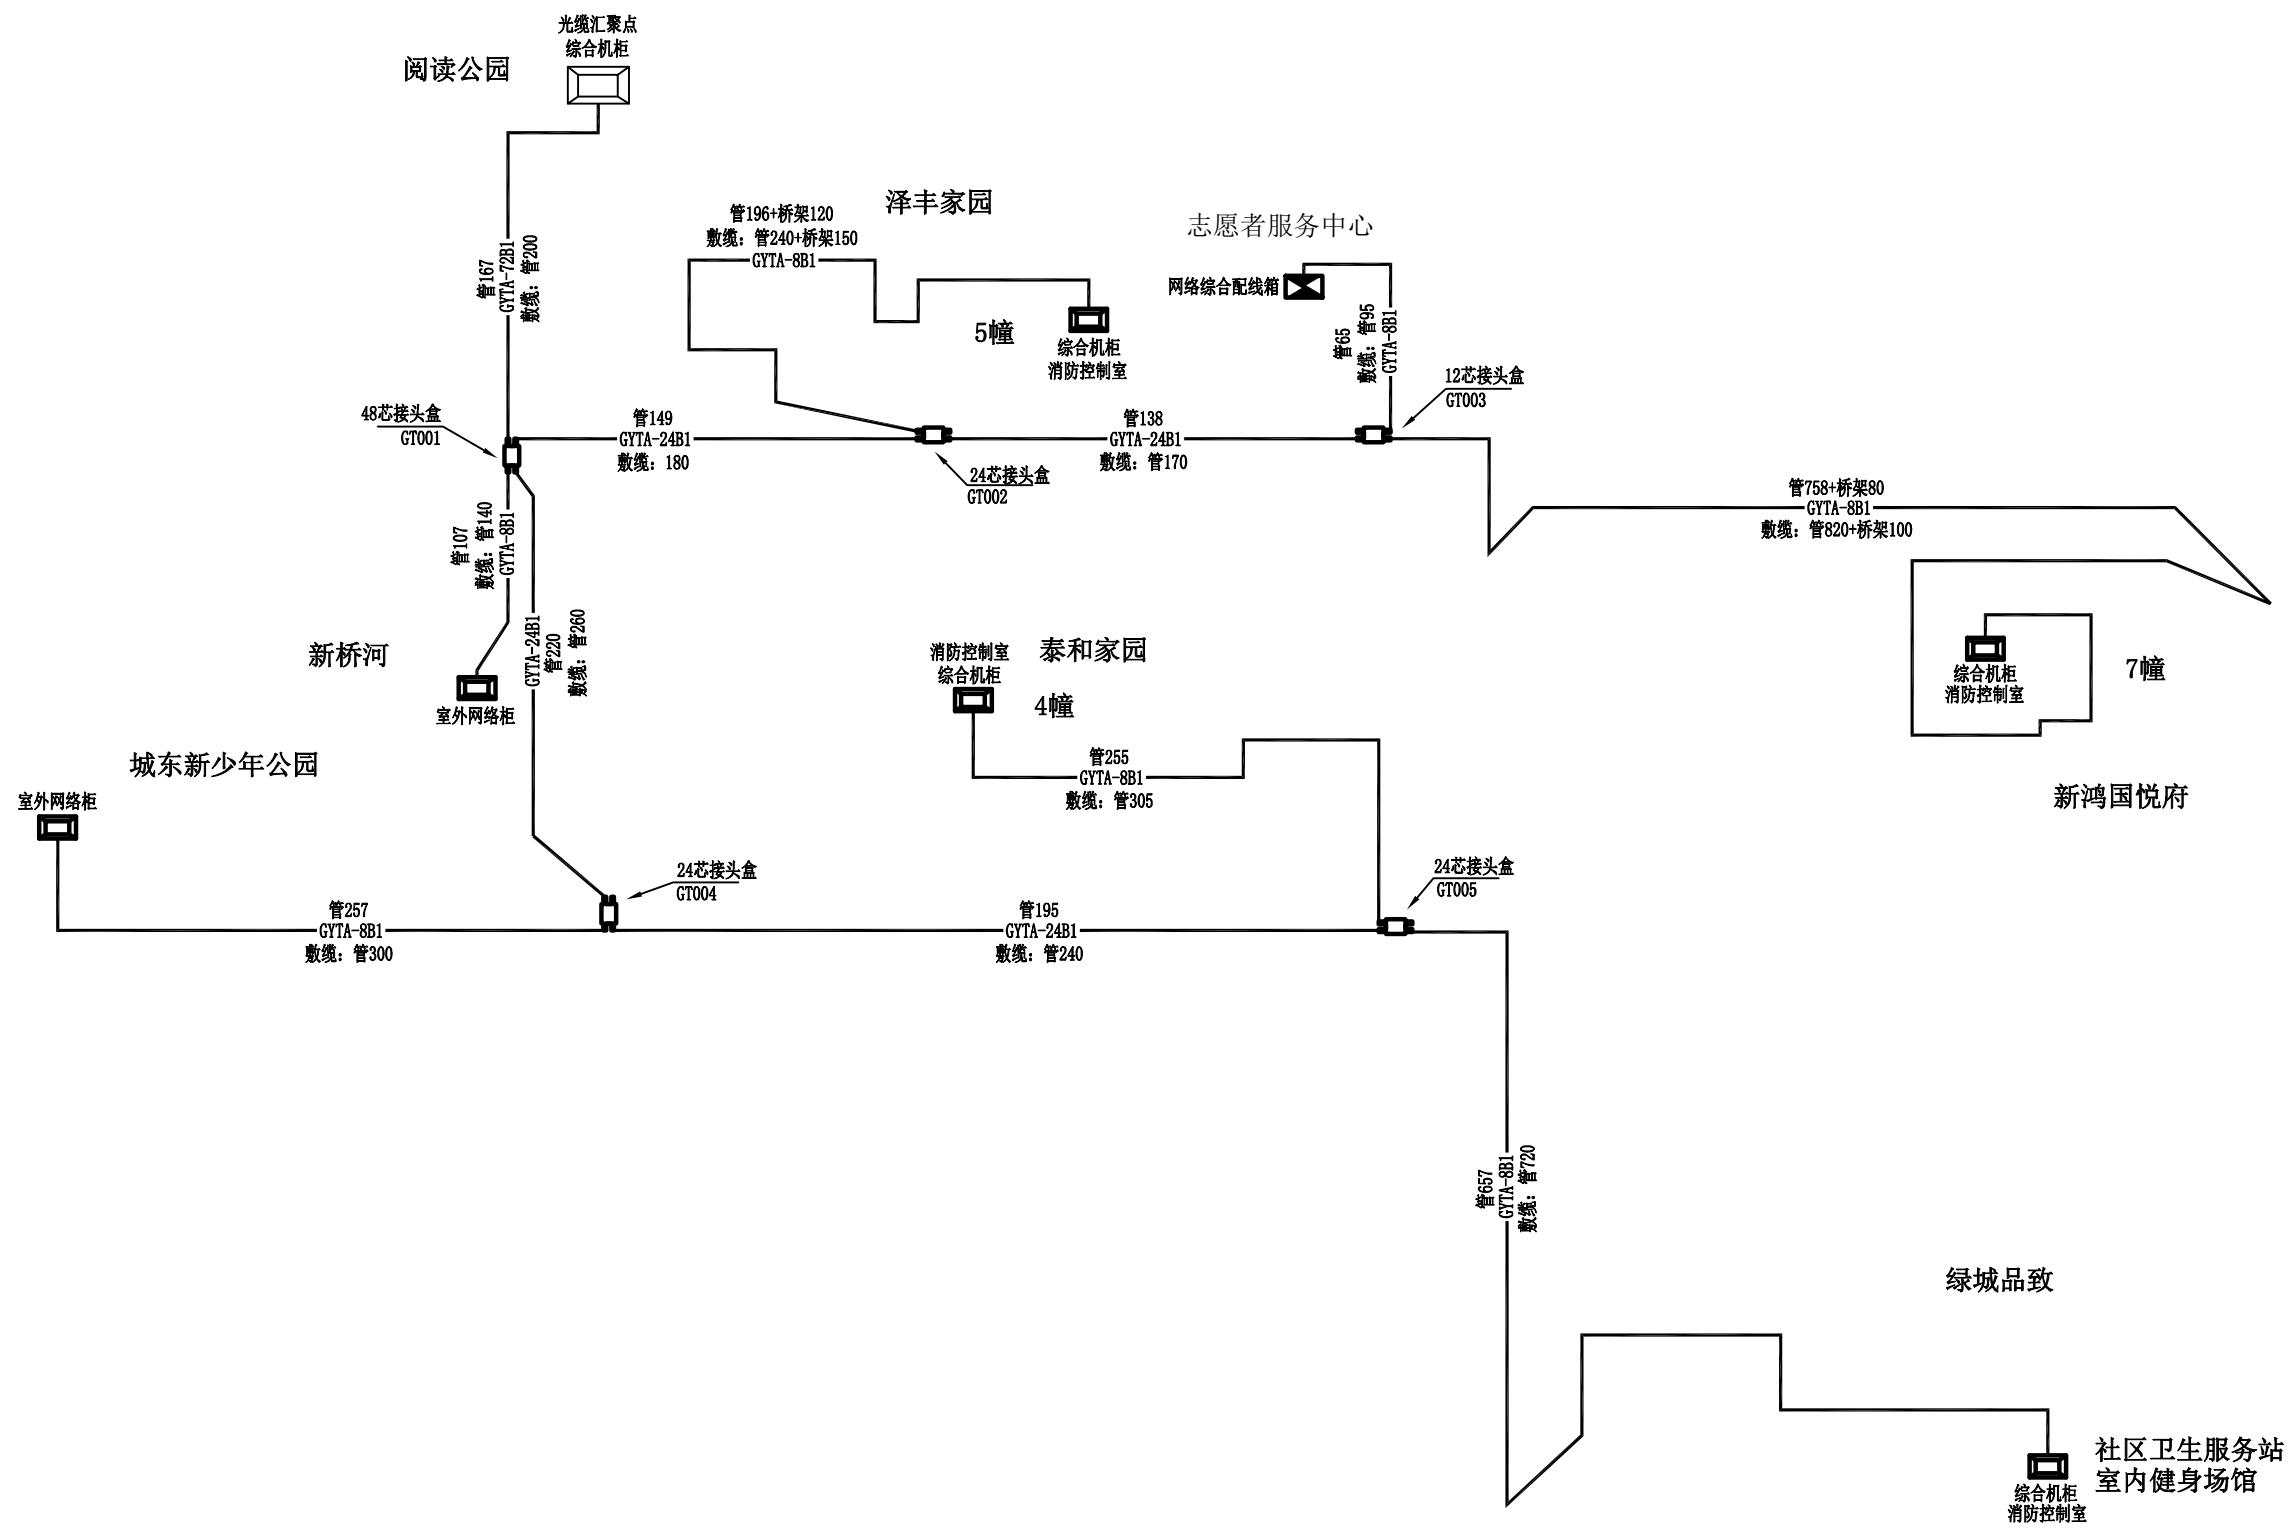

设计单位

杭州园林景观设计有限公司

— Since 1989 —

— 风景园林工程设计专项甲级 —

— 道路工程桥梁工程专业乙级 —

— 设计证书编号: A233006582 —

— 设计证书编号: A233006582 —

— 设计证书编号: A233006582 —

建设单位

工程名称

平阳县昆阳镇城东
环境改造提升工程（未来社区）

工程编号

子 项

类 别

实 名

签 名

审 定

审 核

工程负责人

专业负责人

校 对

设 计

绘 图

会签栏

建 筑

电 气

结 构

暖 通

给排水

弱 电

图纸名称

平阳县昆阳镇城东
环境改造提升工程（未来社区）
光缆汇聚系统图

专业

弱电

设计阶段

初步设计

图号

弱电-41

修改版次

出图盖章

未盖技术出图章 本图纸无效

A3 420X297