



5 9 9 1 8 6 8 1 7 0 7 1 8 5

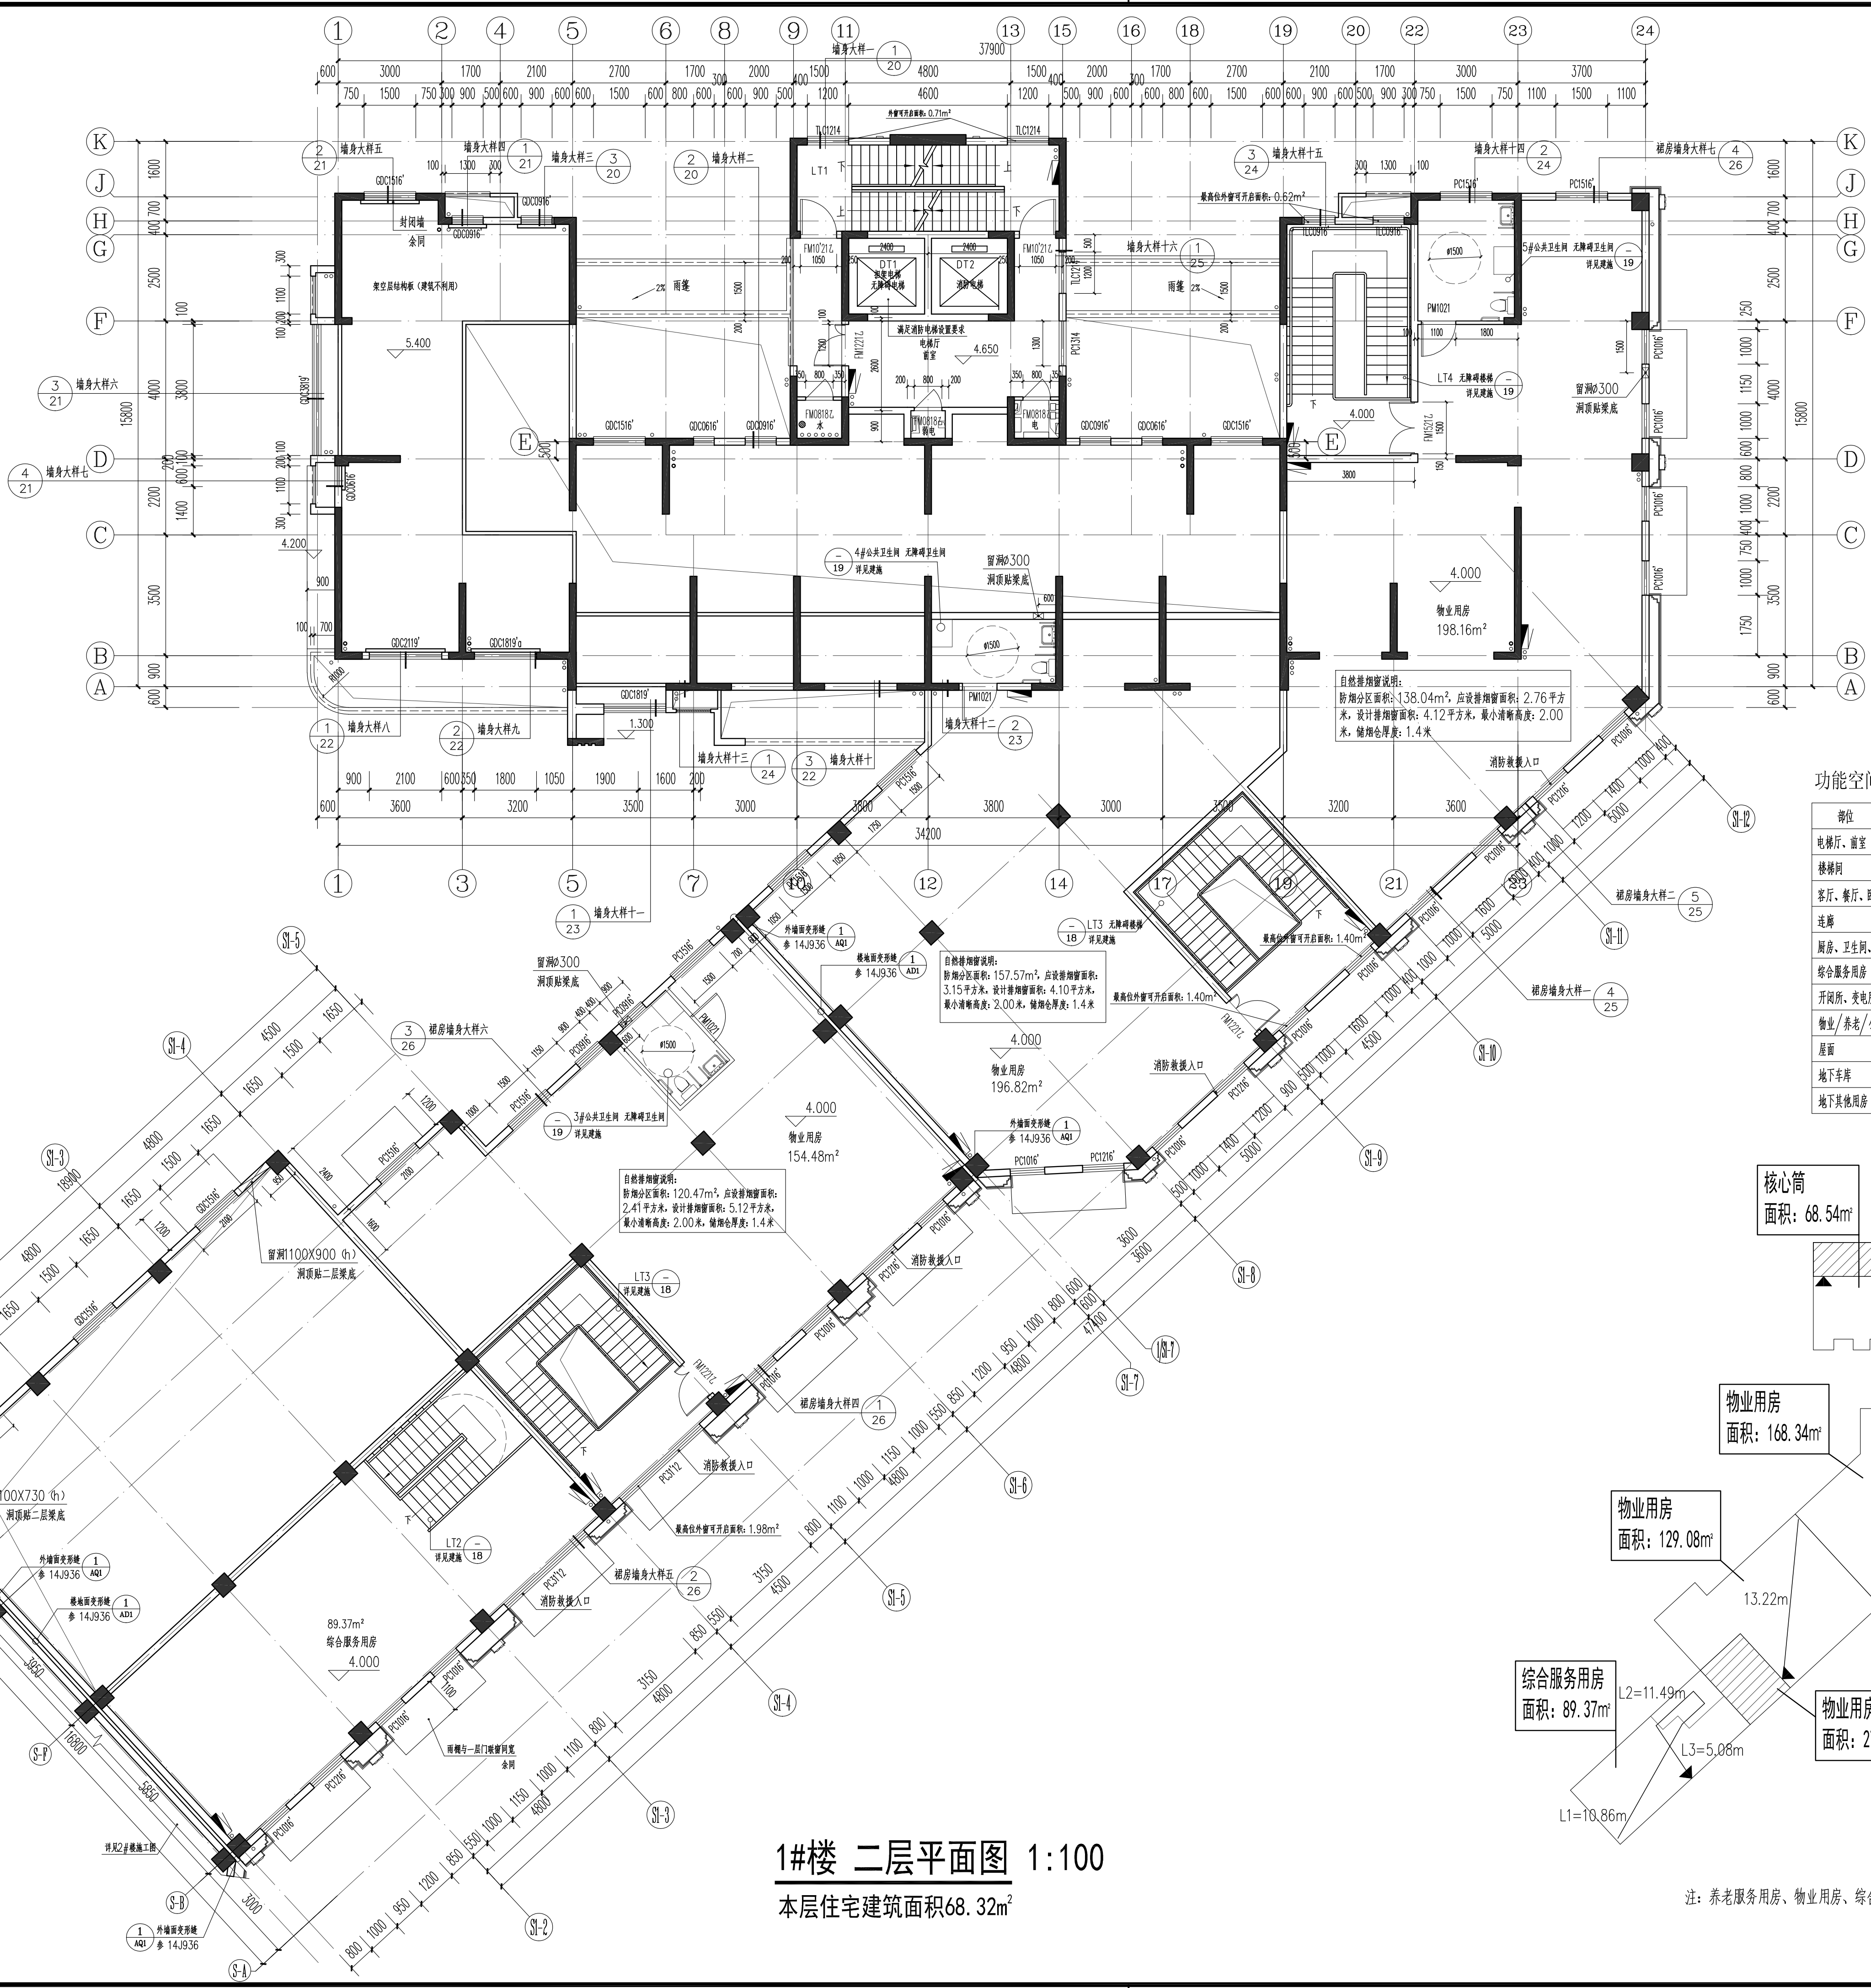

1#楼 二层平面图 1:100  
本层住宅建筑面积68.32m<sup>2</sup>

功能空间标高设计附表

| 部位               | 建筑完成面标高 | 结构面标高   |
|------------------|---------|---------|
| 电梯厅、前室           | H       | H-0.050 |
| 楼梯间              | H       | H-0.030 |
| 客厅、餐厅、卧室、书房      | H       | H-0.060 |
| 走廊               | H-0.010 | H-0.050 |
| 厨房、卫生间、阳台        | H-0.030 | H-0.100 |
| 综合服务用房           | H       | H-0.050 |
| 开闭所、变电所、配电间、消控   | H       | H-1.000 |
| 物业/养老/公共文化用房/计量间 | H       | H-0.050 |
| 屋面               | H(±0)   | H       |
| 地下车库             | H       | H-0.050 |
| 地下室其他用房          | H       | H-0.050 |

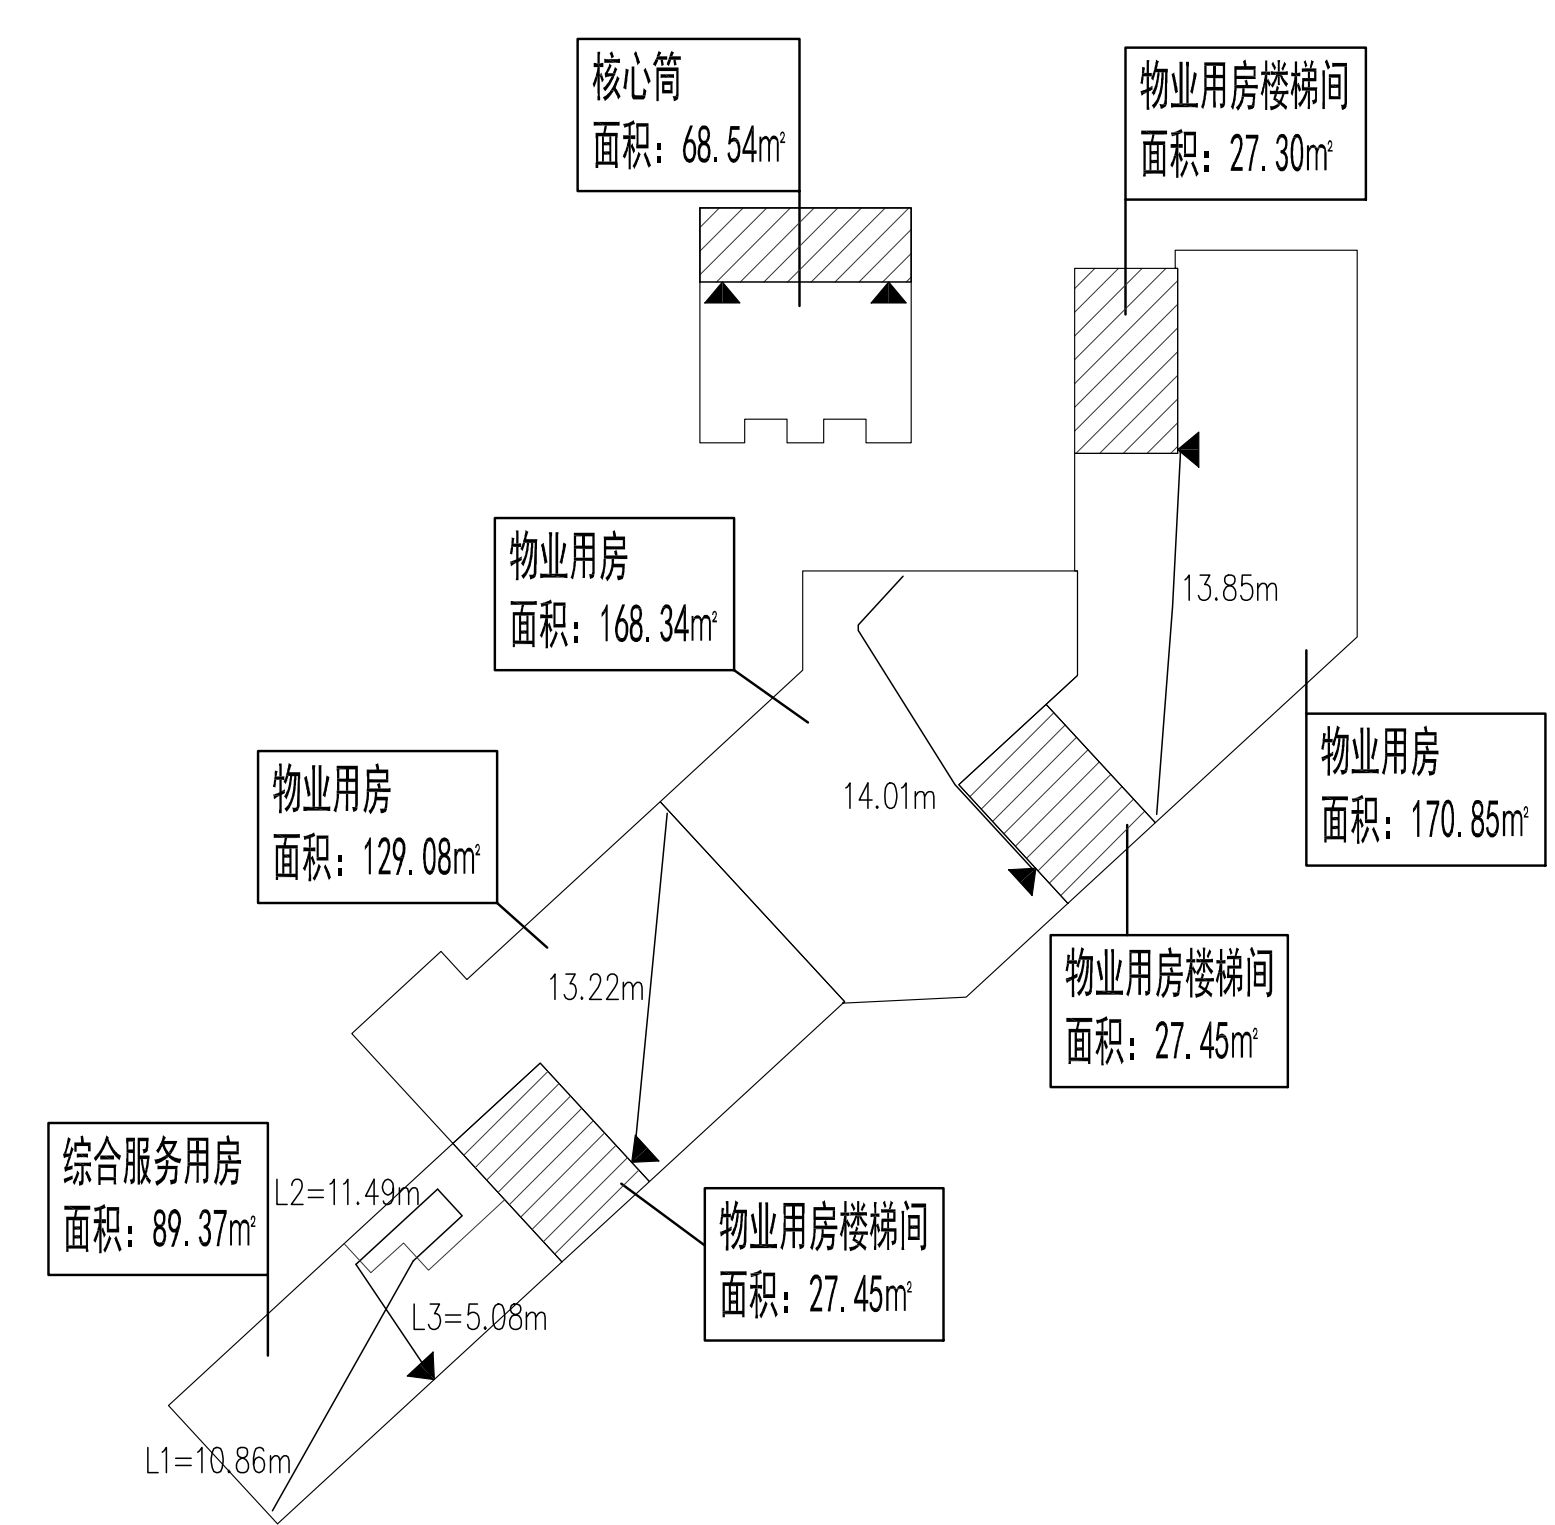

注：养老服务用房、物业用房、综合服务用房均设有自动喷水灭火系统，详见给排水专业图纸

中国联合工程有限公司  
CHINA UNITED ENGINEERING CORPORATION LIMITED  
工程设计证书编号 A133000033

1#楼

区位图

盖章区

中国联合工程有限公司  
工程设计师：喻琨  
注册号：3300003-048  
有效期至：2023年2月24日  
浙江省住房和城乡建设厅监制

中华人民共和国一级注册建筑师  
姓名：喻琨  
注册号：3300003-048  
有效期至：2021年12月

本图加盖本公司出图章，否则一律无效。

|     |     |     |
|-----|-----|-----|
| 会签  | 签   | 栏   |
| 结构  | 郑大伟 | 郑大伟 |
| 给排水 | 沈佳  | 沈佳  |
| 电气  | 葛瑞波 | 葛瑞波 |
| 弱电  | 金焱  | 金焱  |
| 暖通  | 厉晓燕 | 厉晓燕 |

|       |     |
|-------|-----|
| 签字    | 栏   |
| 项目总   | 喻琨  |
| 审定    | 张荣庆 |
| 审核    | 董传勇 |
| 标准化   | 黄桂芳 |
| 校对    | 喻琨  |
| 专业负责人 | 胡燕卿 |
| 设计    | 韩林立 |

|      |                        |
|------|------------------------|
| 建设单位 | 浙江萌宠岛投资有限公司            |
| 工程名称 | 平阳县水头镇西北片A-13-1地块安置房工程 |
| 子项名称 | 1#楼                    |
| 图纸名称 | 二层平面图                  |
| 项目编号 | R2091                  |
| 设计阶段 | 施工图                    |
| 图号   | R209122-J05            |
| 版本   | 0                      |