

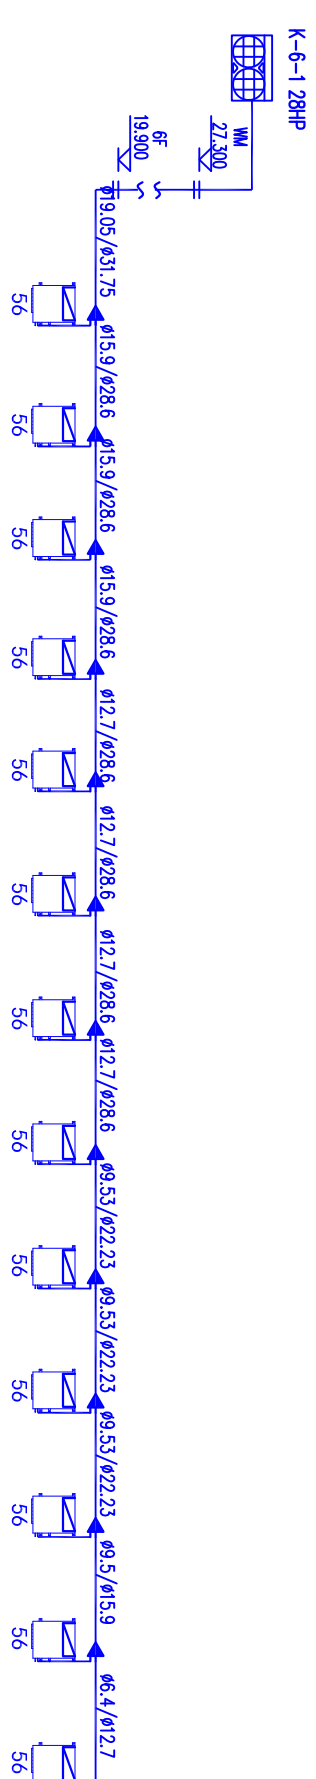
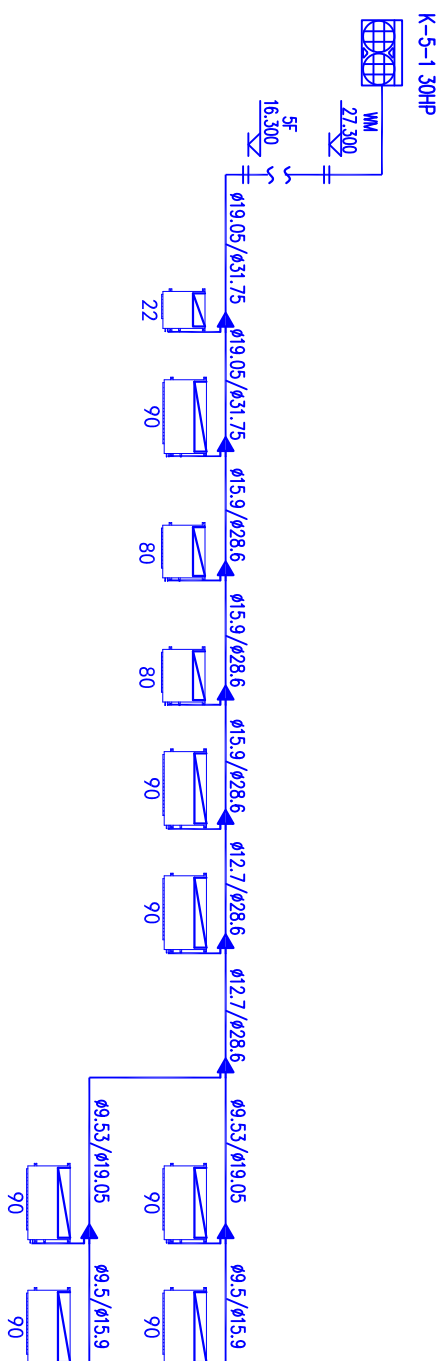
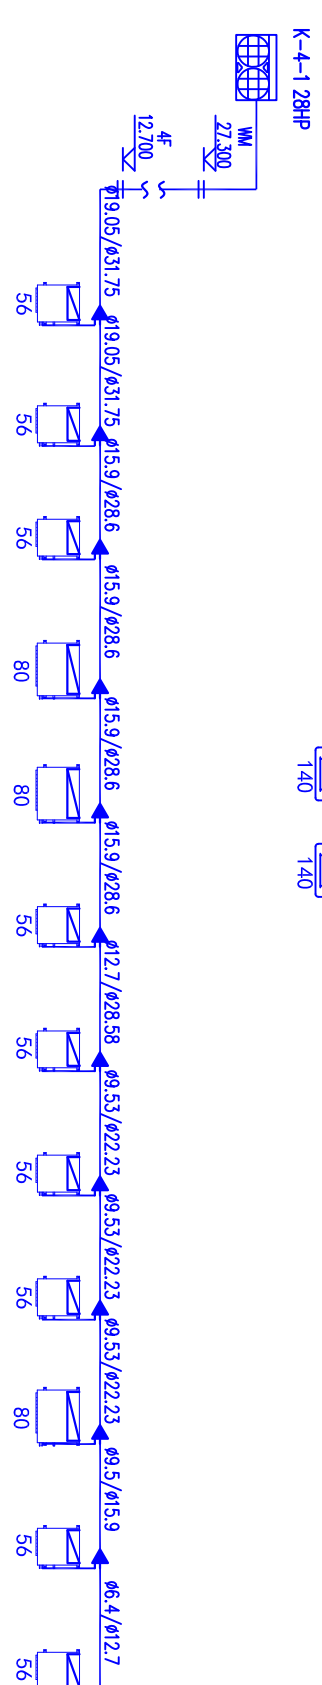
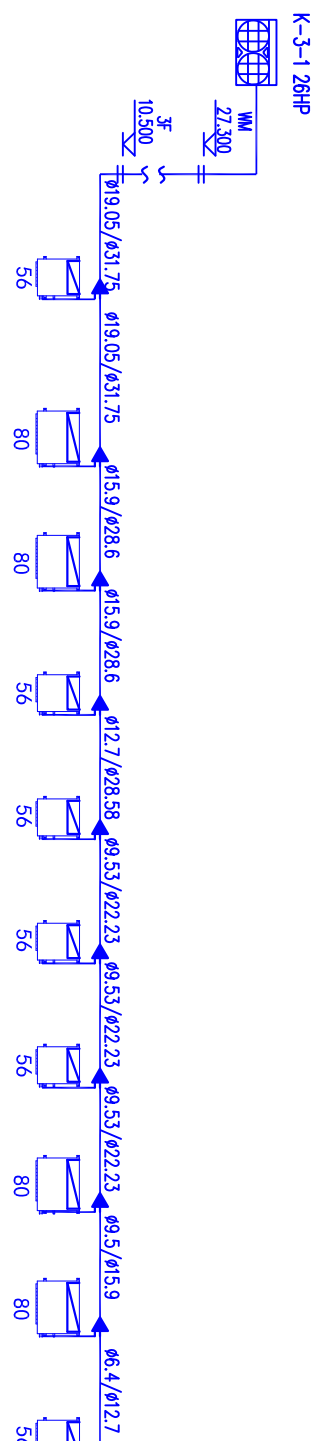
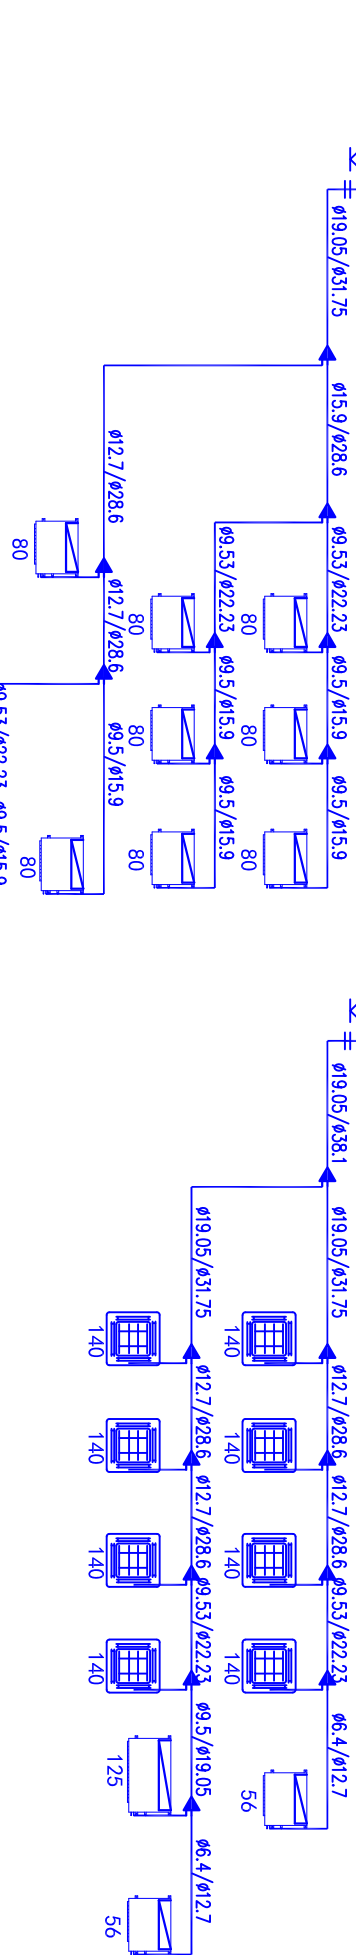


## 新风系统图

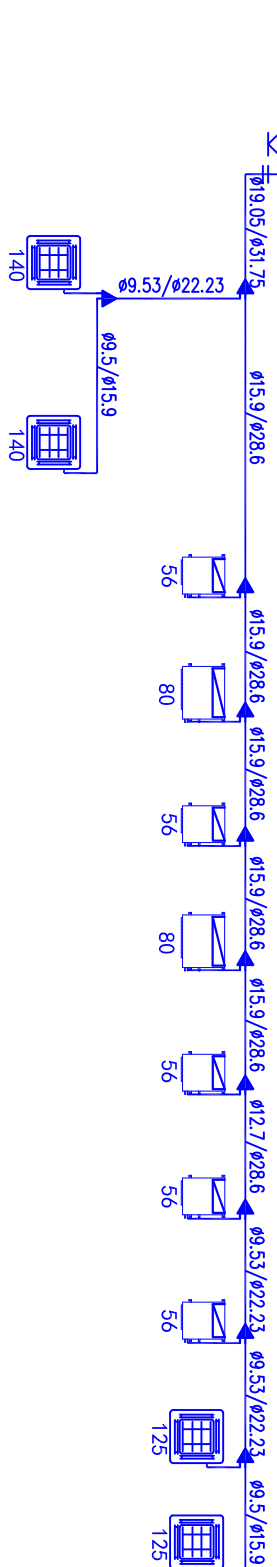

备注

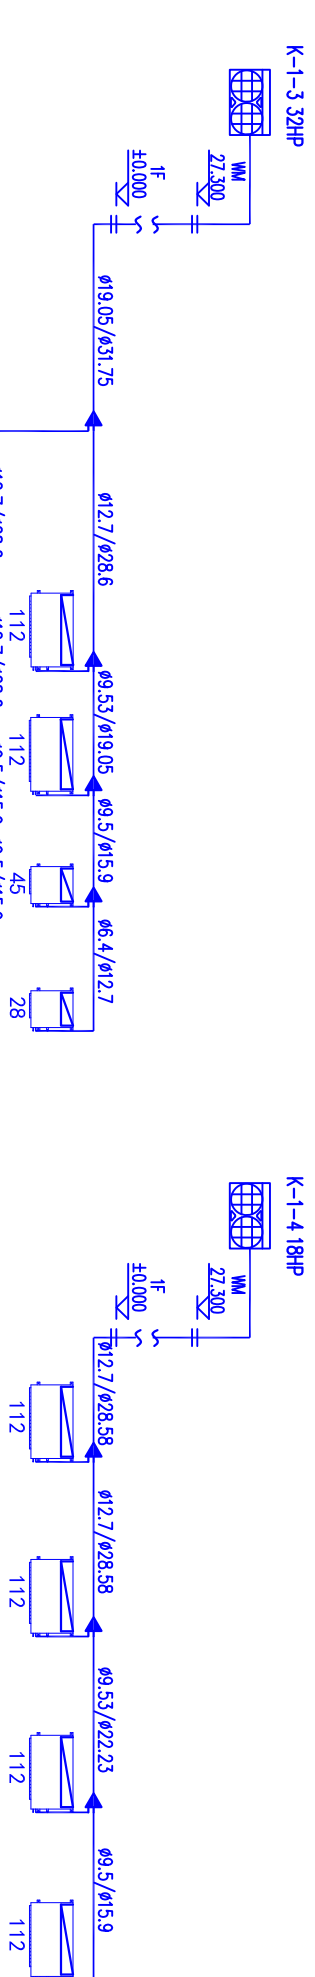

浙江同方  
建筑设计有限公司  
ZHEJIANG TONGFANG  
ARCHITECTURE DESIGN CO., LTD.

建筑工程甲级设计证书  
编号: A133001051

合作设计

平阳县鳌江镇人民政府

|       |     |     |
|-------|-----|-----|
| 项目负责人 | 金福国 | 金福国 |
|-------|-----|-----|

|       |     |                                                                                     |
|-------|-----|-------------------------------------------------------------------------------------|
| 专业负责人 | 陈阿杰 |  |
|-------|-----|-------------------------------------------------------------------------------------|

|    |    |    |
|----|----|----|
| 设计 | 周研 | 47 |
|----|----|----|

|     |     |                                                                                     |
|-----|-----|-------------------------------------------------------------------------------------|
| 制 图 | 周 研 |  |
|-----|-----|-------------------------------------------------------------------------------------|

|     |     |     |
|-----|-----|-----|
| 校 对 | 王虎彪 | 王虎彪 |
|-----|-----|-----|

|    |     |                                                                                     |
|----|-----|-------------------------------------------------------------------------------------|
| 审核 | 陈阿杰 |  |
|----|-----|-------------------------------------------------------------------------------------|

|     |     |     |
|-----|-----|-----|
| 审 定 | 郑 耀 | 郑 耀 |
|-----|-----|-----|

|      |         |
|------|---------|
| 出图日期 | 2019.05 |
|------|---------|

|    |  |
|----|--|
| 建筑 |  |
| 结构 |  |

|   |   |   |
|---|---|---|
| 气 | 用 | 作 |
|---|---|---|

|  |  |  |
|--|--|--|
|  |  |  |
|--|--|--|

空调系统

|     |         |
|-----|---------|
| 工程号 | 17TF048 |
|-----|---------|

|    |        |
|----|--------|
| 图号 | 饰暖施-03 |
|----|--------|

「田中義典」

E:\中級專



(未盖本公司出图专用章)

第 11 章

10

10

电话：0577-88998755 88998700 88995909 传真：0577-88998700 Email：zjtf5698@sina.com 地址：温州市车站大道神力大厦十四层

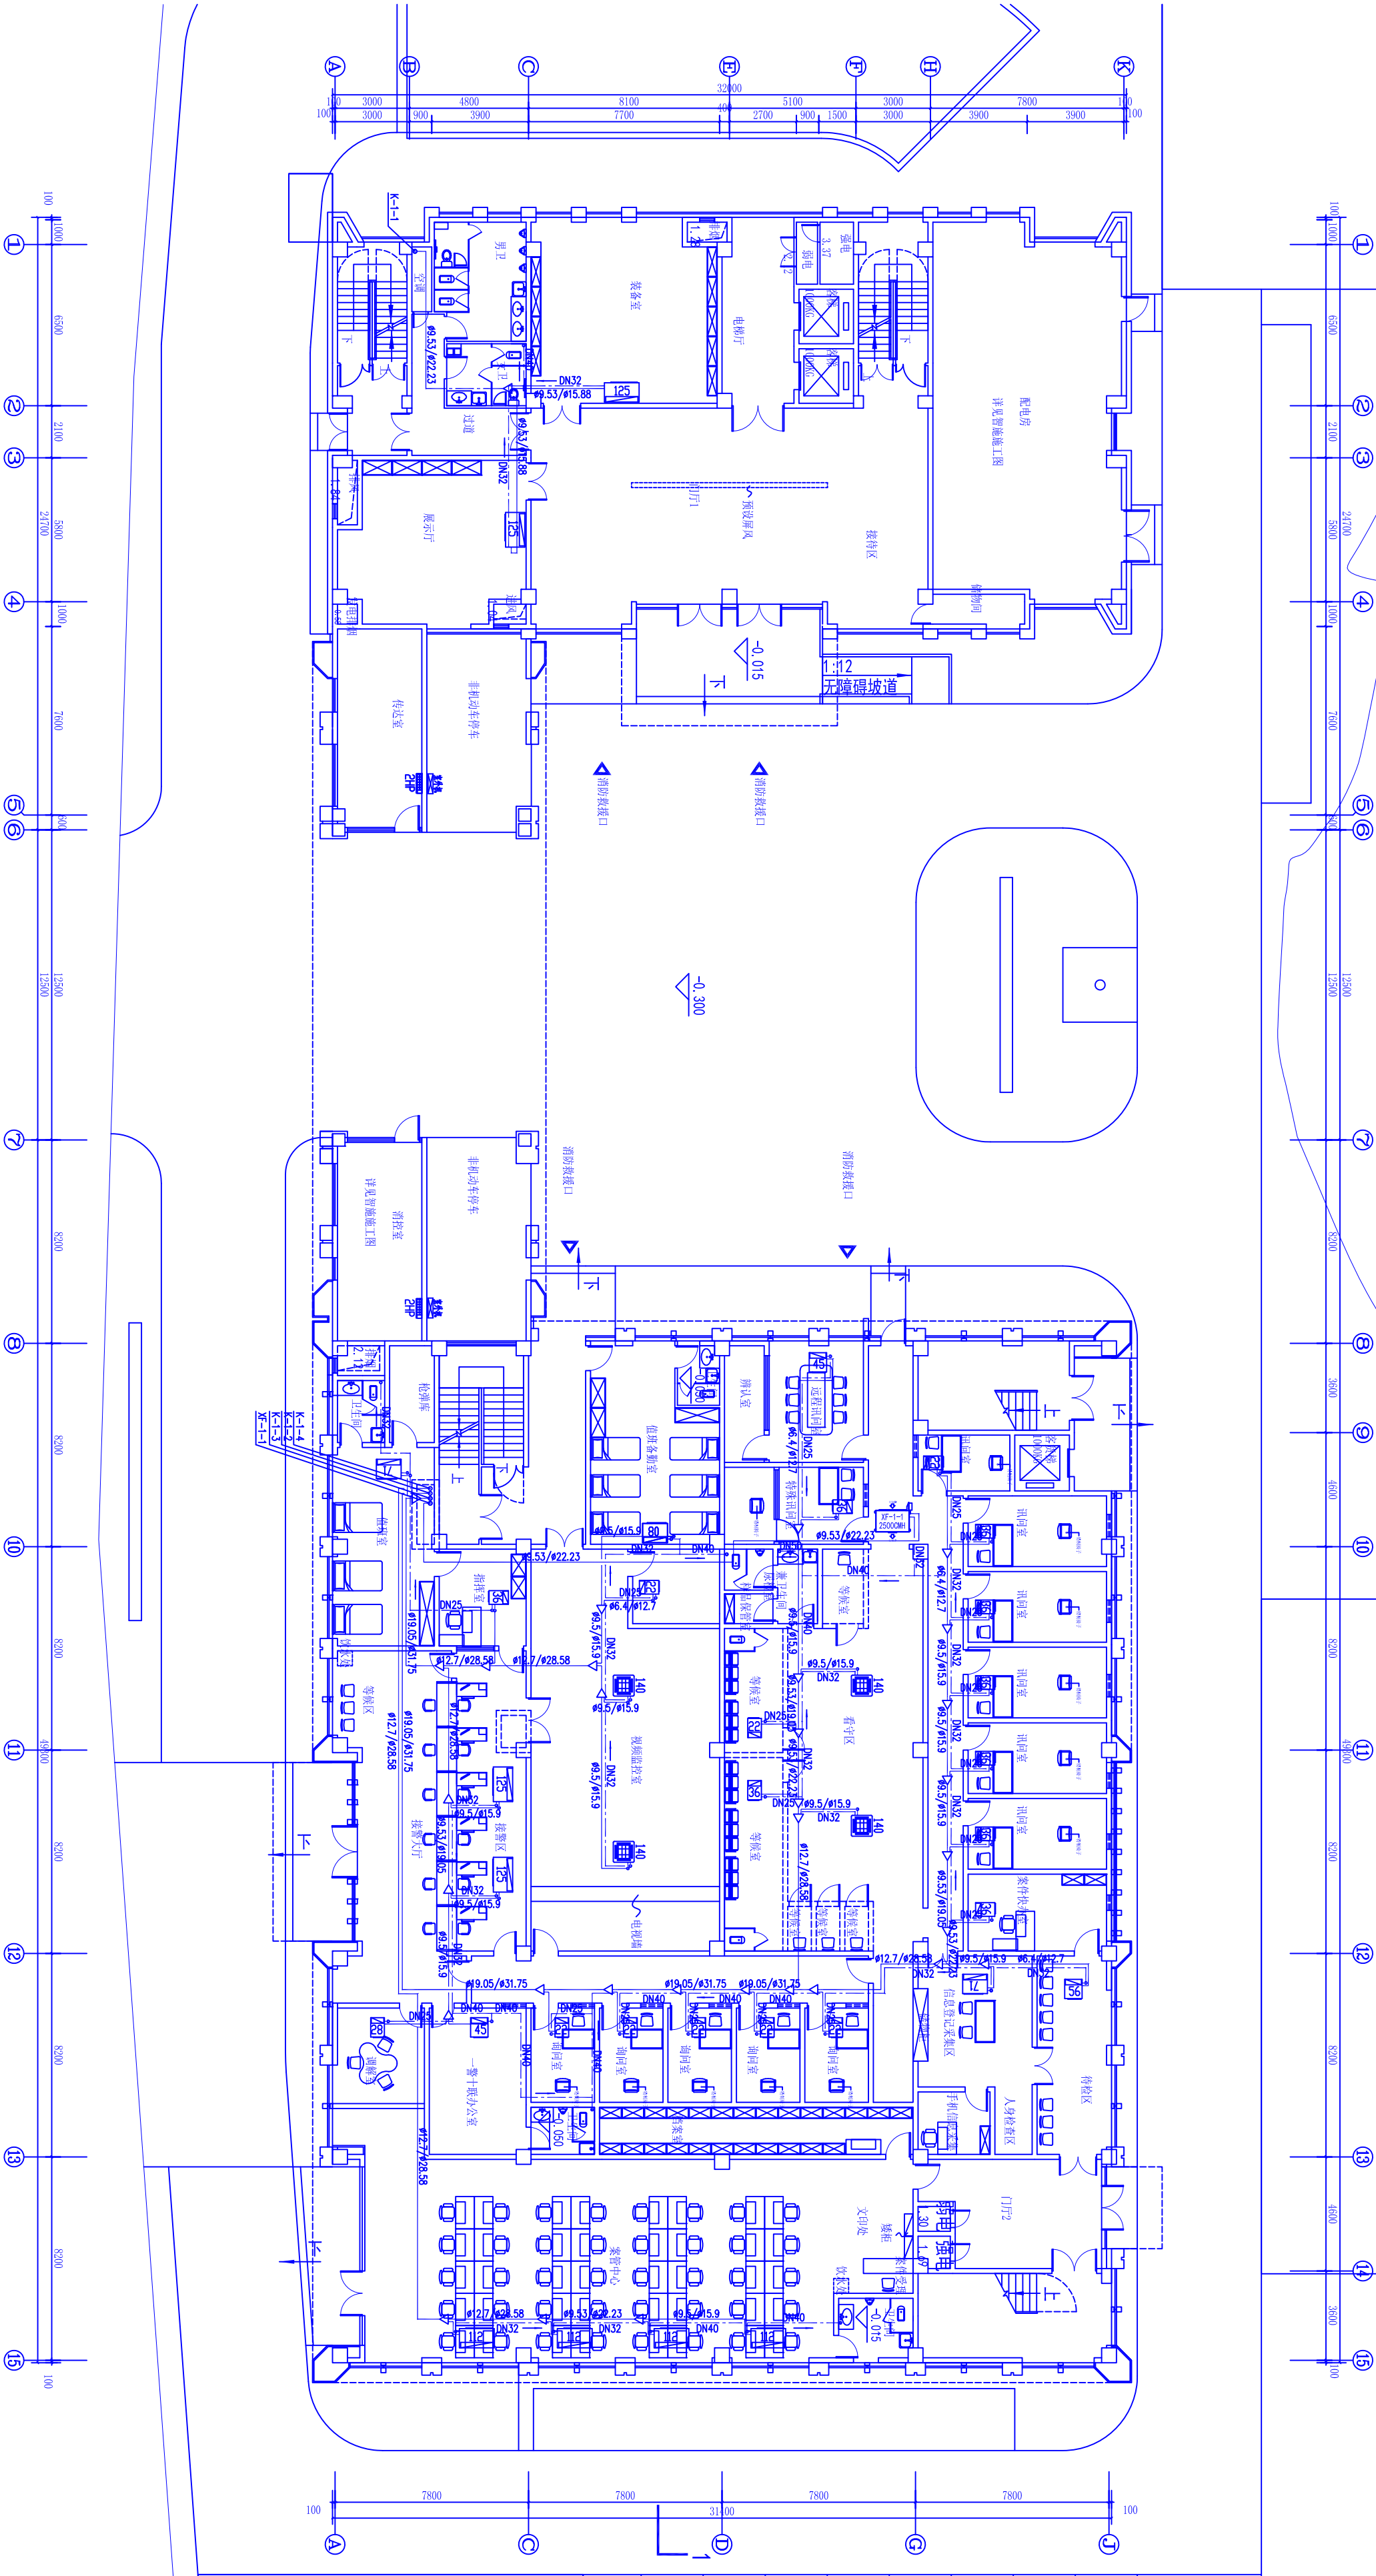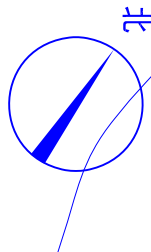

一层空调冷媒管平面图 1:100

|     |  |            |    |        |    |    |
|-----|--|------------|----|--------|----|----|
| 工程号 |  | 1770848    | 图号 | 暖通图-04 | 页次 | 01 |
| 图名  |  | 一层空调冷媒管平面图 |    |        |    |    |

E:\甲级章.png

(本章为公司的盖章用章,请盖章)

盖章处



浙江同方  
建筑设计有限公司  
ZHEJIANG TONGFANG  
ARCHITECTURE DESIGN CO., LTD.  
建筑工程施工设计证书  
编号: A133001051





(未盖本公司出图专用章图纸无效)

[illegible]

(未盖本公司出图专用章图纸无效)

Email : [zjtf5696@sina.com](mailto:zjtf5696@sina.com)

地址：温州市车站大道神力大厦十四层

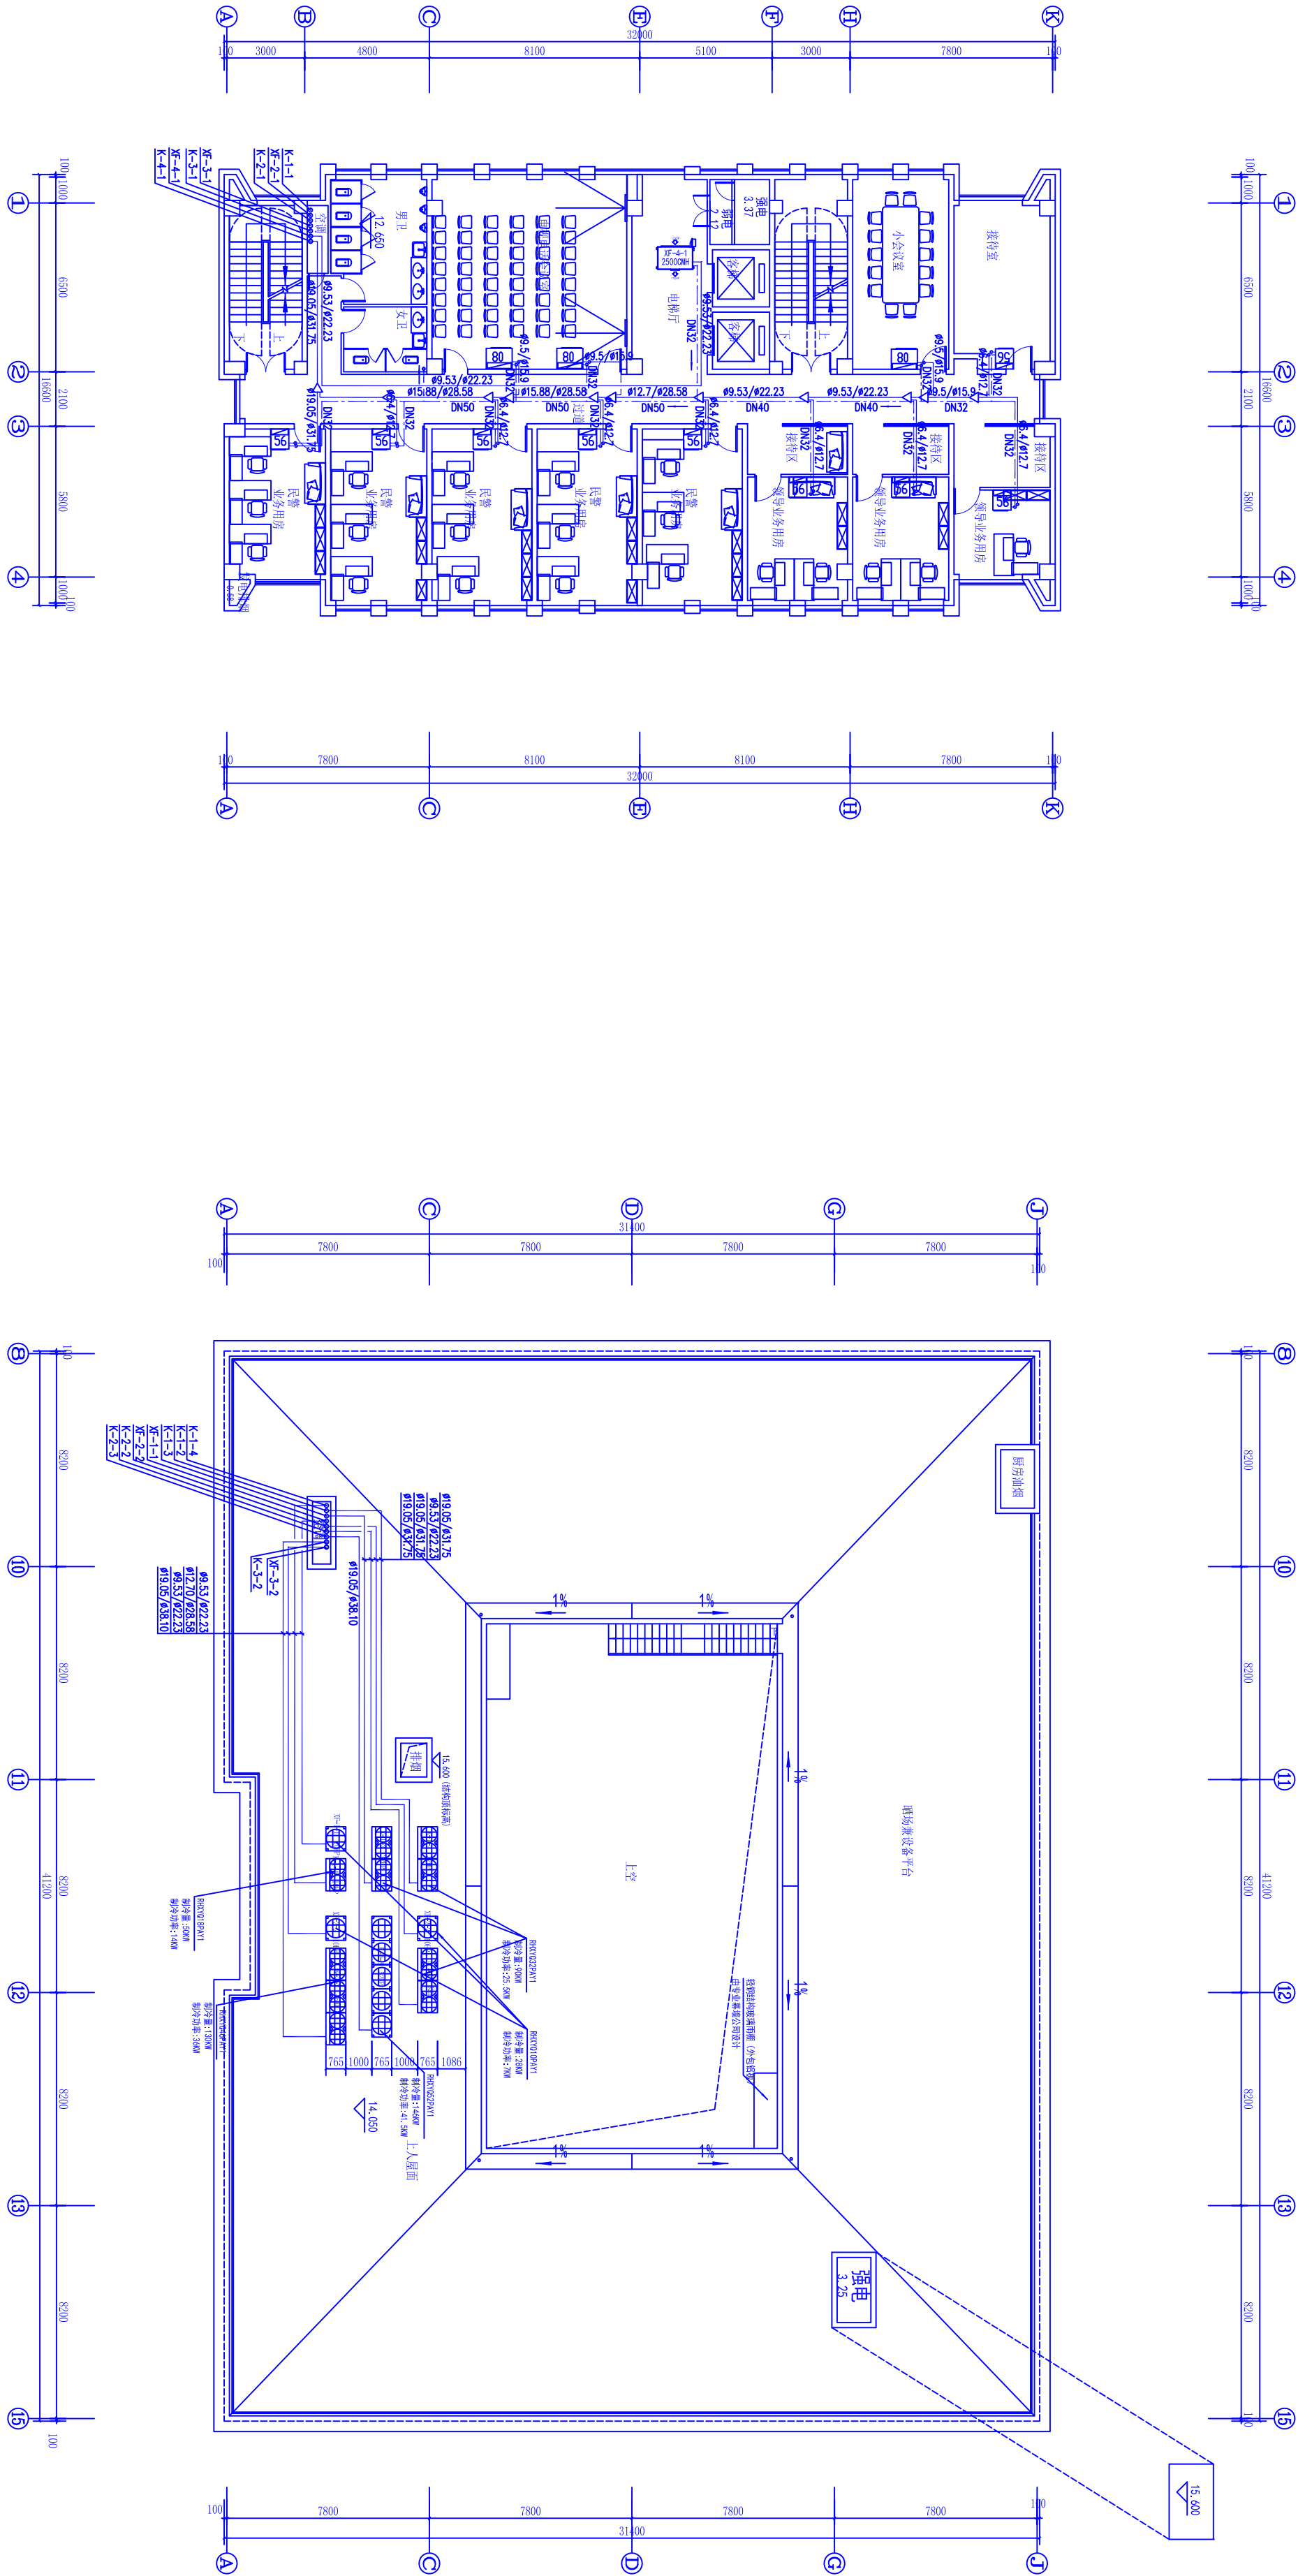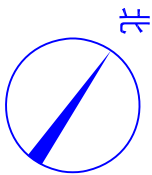

四层空调冷媒管平面图 1:100

浙江 同方  
建筑设计有限公司  
ZHEJIANG TOWENG  
ARCHITECTURE DESIGN CO., LTD.  
建筑工程施工设计证书  
编号: A133001051

项目负责人 余国图

设计 周 琦

制图 周 琦

校核 王 磊

审核 陈 斌

审定 廖 耀

日期 2015.05

专业负责人 陈 斌

项目负责人 余国图

项目 宁波市公共建筑节能设计所业务用房

图 名 暖通工程平面图

图 号 1770148

图 号 1770148

E:\甲级章.png

(本章为公司的图章,请勿更改)

 章 章 章



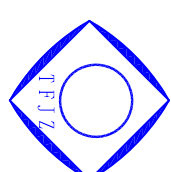

浙江 同 方

建筑设计有限公司

ZHEJIANG TONGFANG  
ARCHITECTURE DESIGN CO., LTD.

建筑工程甲级设计证书  
编号: A133001051

合作设计:

|      |            |
|------|------------|
| 建设单位 | 平阳县鳌江镇人民政府 |
|------|------------|

|    |                          |
|----|--------------------------|
| 项目 | 平阳县公安局鳌江镇派出所业务用房<br>建设工程 |
|----|--------------------------|

|       |     |
|-------|-----|
| 项目负责人 | 金福国 |
|-------|-----|

|       |     |
|-------|-----|
| 专业负责人 | 陈阿杰 |
|-------|-----|

|    |     |
|----|-----|
| 设计 | 周 研 |
|----|-----|

|    |     |
|----|-----|
| 制图 | 周 研 |
|----|-----|

|     |     |
|-----|-----|
| 校 对 | 王虎彪 |
|-----|-----|

|     |     |
|-----|-----|
| 审 核 | 陈阿杰 |
|-----|-----|

|     |     |
|-----|-----|
| 审 定 | 郑 耀 |
|-----|-----|

|      |          |
|------|----------|
| 出图日期 | 2019. 05 |
|------|----------|

|     |     |     |  |
|-----|-----|-----|--|
| 会 签 | 建 筑 | 给排水 |  |
| 栏   | 结 构 | 暖 通 |  |
|     | 电 气 | 弱 电 |  |



|     |               |
|-----|---------------|
| 图 名 | 主楼 五层空调冷媒管平面图 |
|-----|---------------|

|     |         |
|-----|---------|
| 工程号 | 17TH048 |
| 图 号 | 饰暖施-08  |
| 版 次 | 01      |


E:\甲级章.png

(未盖本公司出图专用章图纸无效)

盖章栏

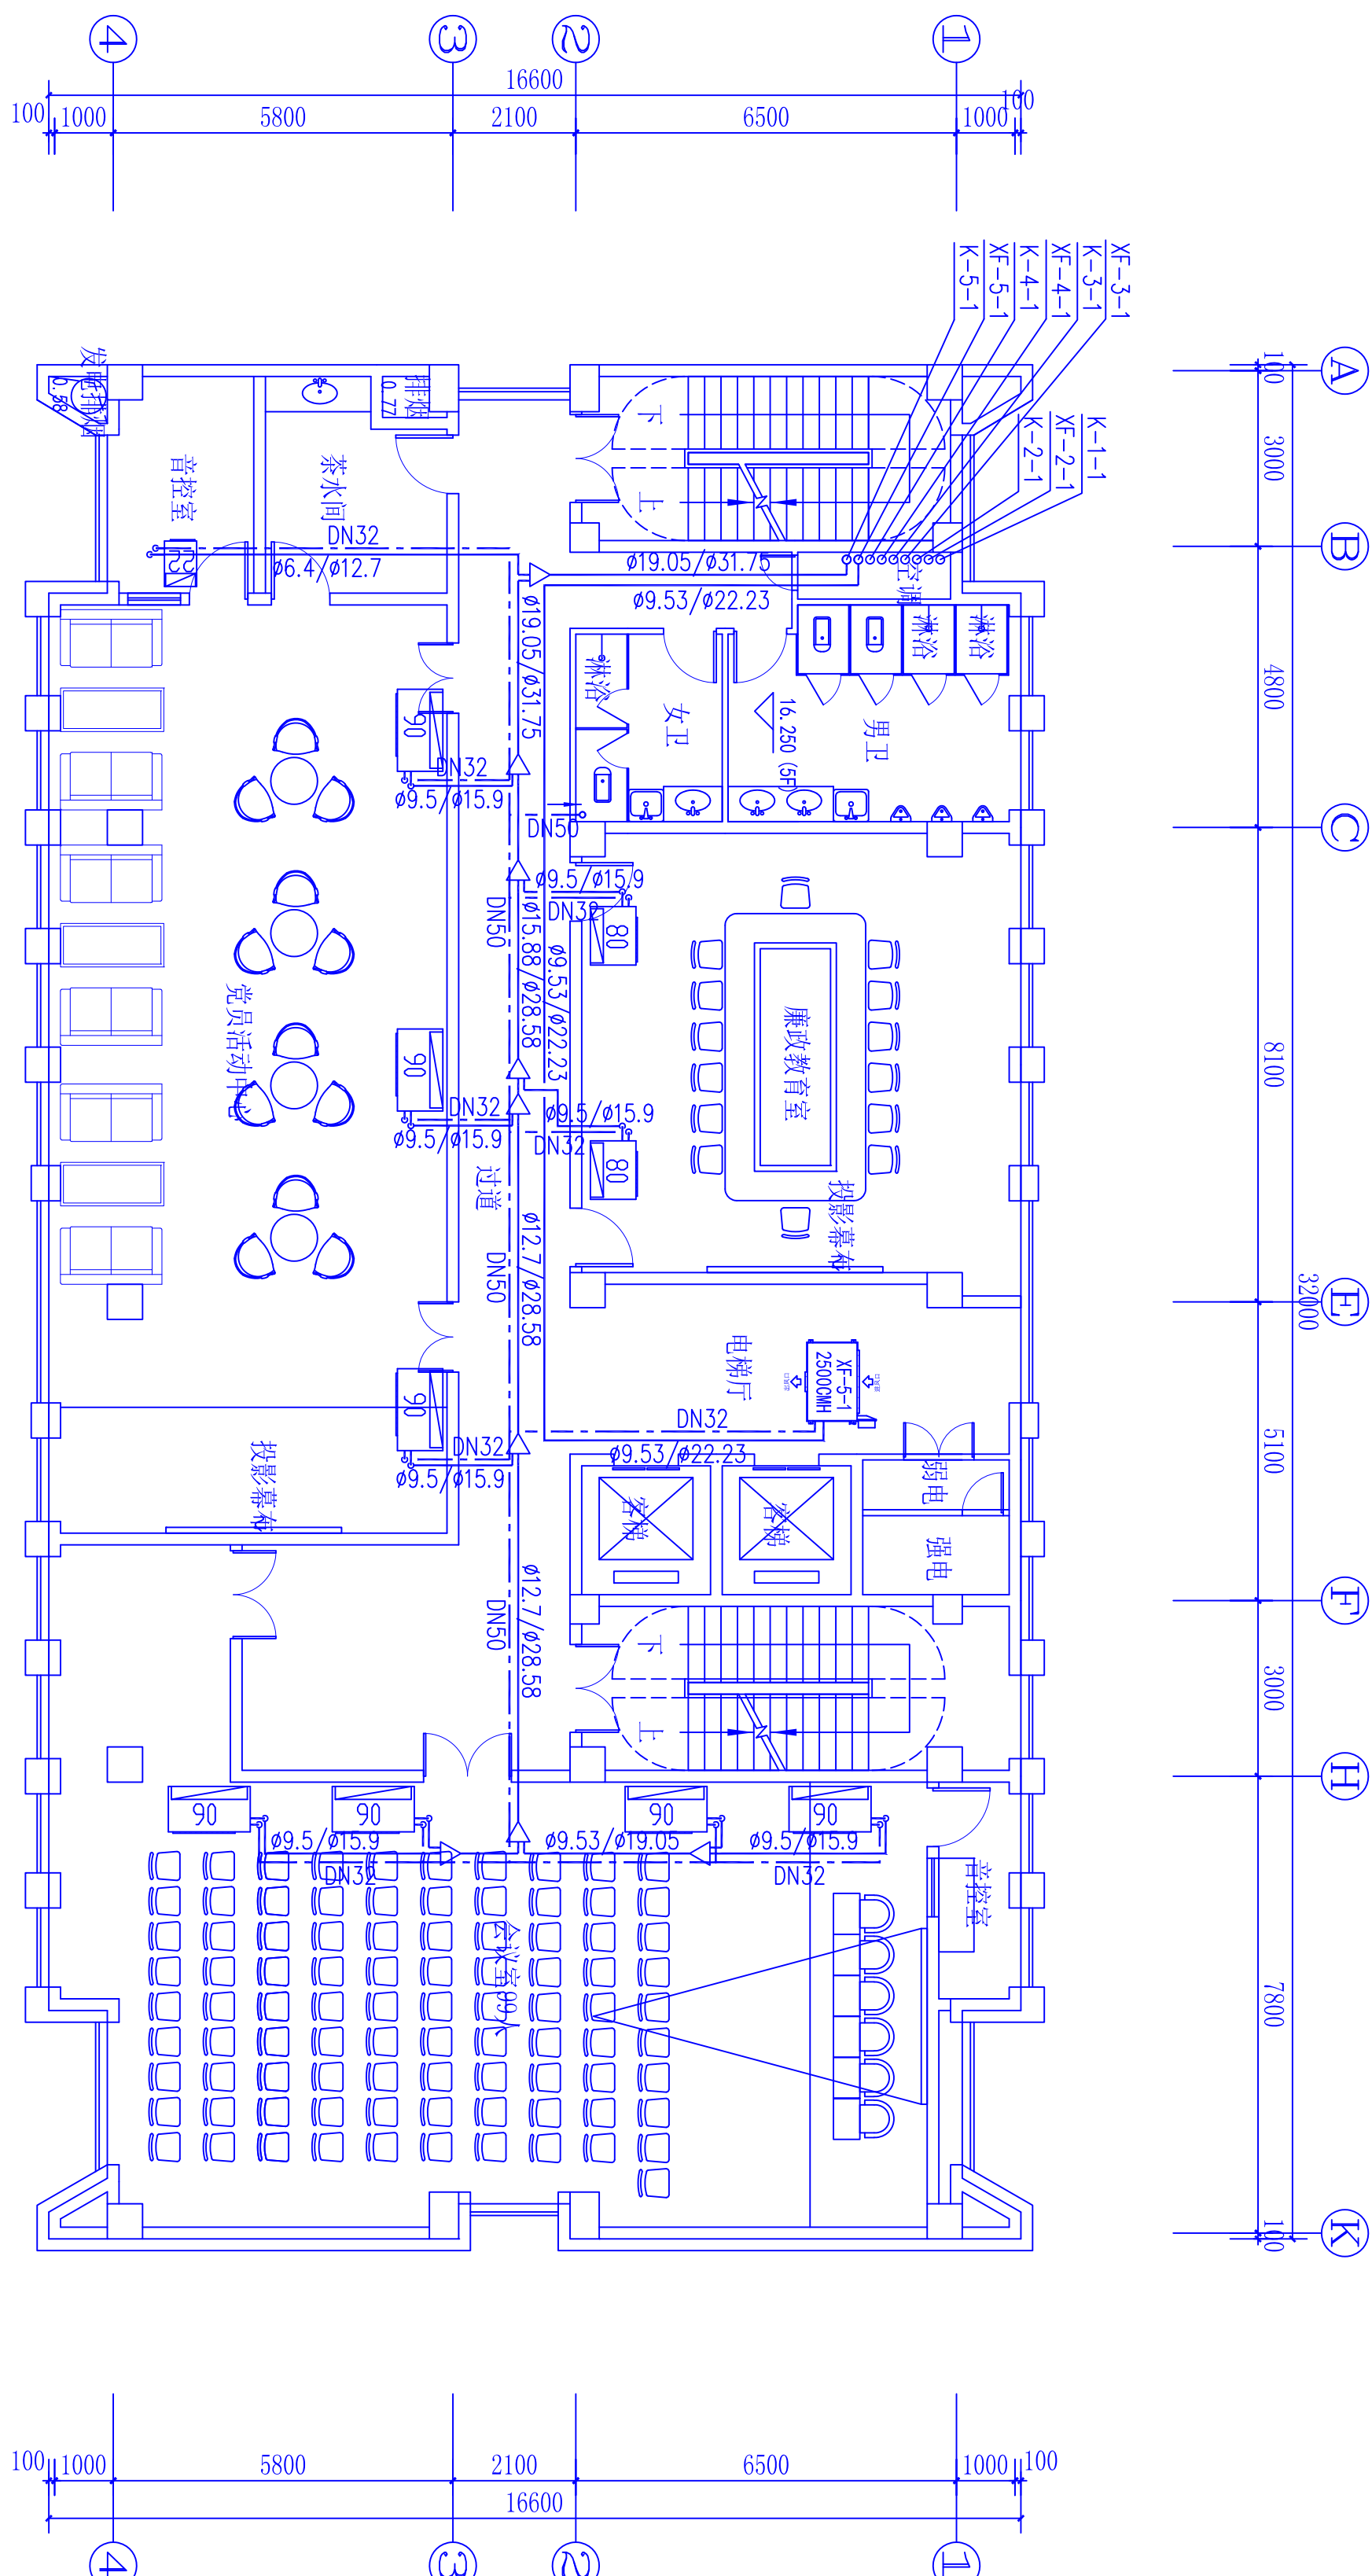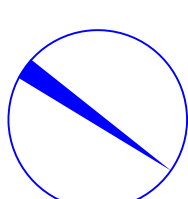

主楼 五层空调冷媒管平面图 1:100

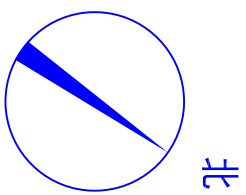

建筑设计有限公司

建筑工程甲级设计证书  
编号: A133001051

Diagram of a beam with four supports. The beam has a total length of 16600. The supports are located at 1000, 5800, 10000, and 16600 from the left end. The distances between supports are 1000, 5800, 6500, and 1000. The beam is labeled with 100 at both ends and 16600 in the middle.


|       |     |     |
|-------|-----|-----|
| 项目负责人 | 金福国 | 金福国 |
| 专业负责人 | 陈阿杰 | 陈阿杰 |
| 设计    | 周研  | 周研  |
| 制图    | 周研  | 周研  |
| 校对    | 王虎彪 | 王虎彪 |
| 审核    | 陈阿杰 | 陈阿杰 |
| 审定    | 郑耀  | 郑耀  |

图 名

(未盖本公司出图专用章图纸无效)

 盖章栏





建筑设计有限公司

ZHEJIANG TONGFANG  
ARCHITECTURE DESIGN CO., LTD.

建筑工程甲级设计证书  
编号: A133001051

|       |     |     |
|-------|-----|-----|
| 项目负责人 | 金福国 | 金福国 |
|-------|-----|-----|

|    |    |    |
|----|----|----|
| 设计 | 周研 | 设计 |
|----|----|----|

|     |     |     |
|-----|-----|-----|
| 校 对 | 王虎彪 | 王虎彪 |
|-----|-----|-----|

|     |     |     |
|-----|-----|-----|
| 审 定 | 郑 耀 | 郑 耀 |
|-----|-----|-----|

|      |         |
|------|---------|
| 出图日期 | 2019.05 |
|------|---------|

|     |     |  |
|-----|-----|--|
| 建筑  | 给排水 |  |
| 结构  | 暖通  |  |
| 电气  | 弱电  |  |
| 会签栏 |     |  |

图名


主楼 屋面层空调冷媒管平面图

|     |         |     |    |
|-----|---------|-----|----|
| 工程号 | 17TF048 |     |    |
| 图 号 | 饰暖施-10  | 版 次 | 01 |

(未盖本公司出图专用章图纸无效)

© 2006 Blackwell Publishing Ltd *Journal of Internal Medicine* 260: 391–400



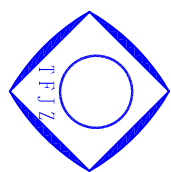

浙江 同 方  
建筑设计有限公司  
ZHEJIANG TONGFANG  
ARCHITECTURE DESIGN CO., LTD.

建筑工程甲级设计证书  
编号：A133001051

合作设计：

|      |            |
|------|------------|
| 建设单位 | 平阳县鳌江镇人民政府 |
|------|------------|

|    |                          |
|----|--------------------------|
| 项目 | 平阳县公安局鳌江镇派出所业务用房<br>建设工程 |
|----|--------------------------|

|       |     |     |
|-------|-----|-----|
| 项目负责人 | 金福国 | 金福国 |
| 专业负责人 | 陈阿杰 | 陈阿杰 |
| 设计    | 周 研 | 周 研 |
| 制图    | 周 研 | 周 研 |
| 校 对   | 王虎彪 | 王虎彪 |
| 审 核   | 陈阿杰 | 陈阿杰 |
| 审 定   | 郑 耀 | 郑 耀 |


|     |     |     |  |
|-----|-----|-----|--|
| 会签  | 建 筑 | 给排水 |  |
| 签 名 | 结 构 | 暖 通 |  |
| 电 气 |     | 弱 电 |  |

|     |                   |
|-----|-------------------|
| 图 名 | 主楼 楼梯间屋面层空调冷媒管平面图 |
| 工程号 | 17TH048           |
| 图 号 | 饰暖施-11            |
| 版 次 | 01                |

E:\甲级章.png

(未盖本公司出图专用章图纸无效)

盖章栏

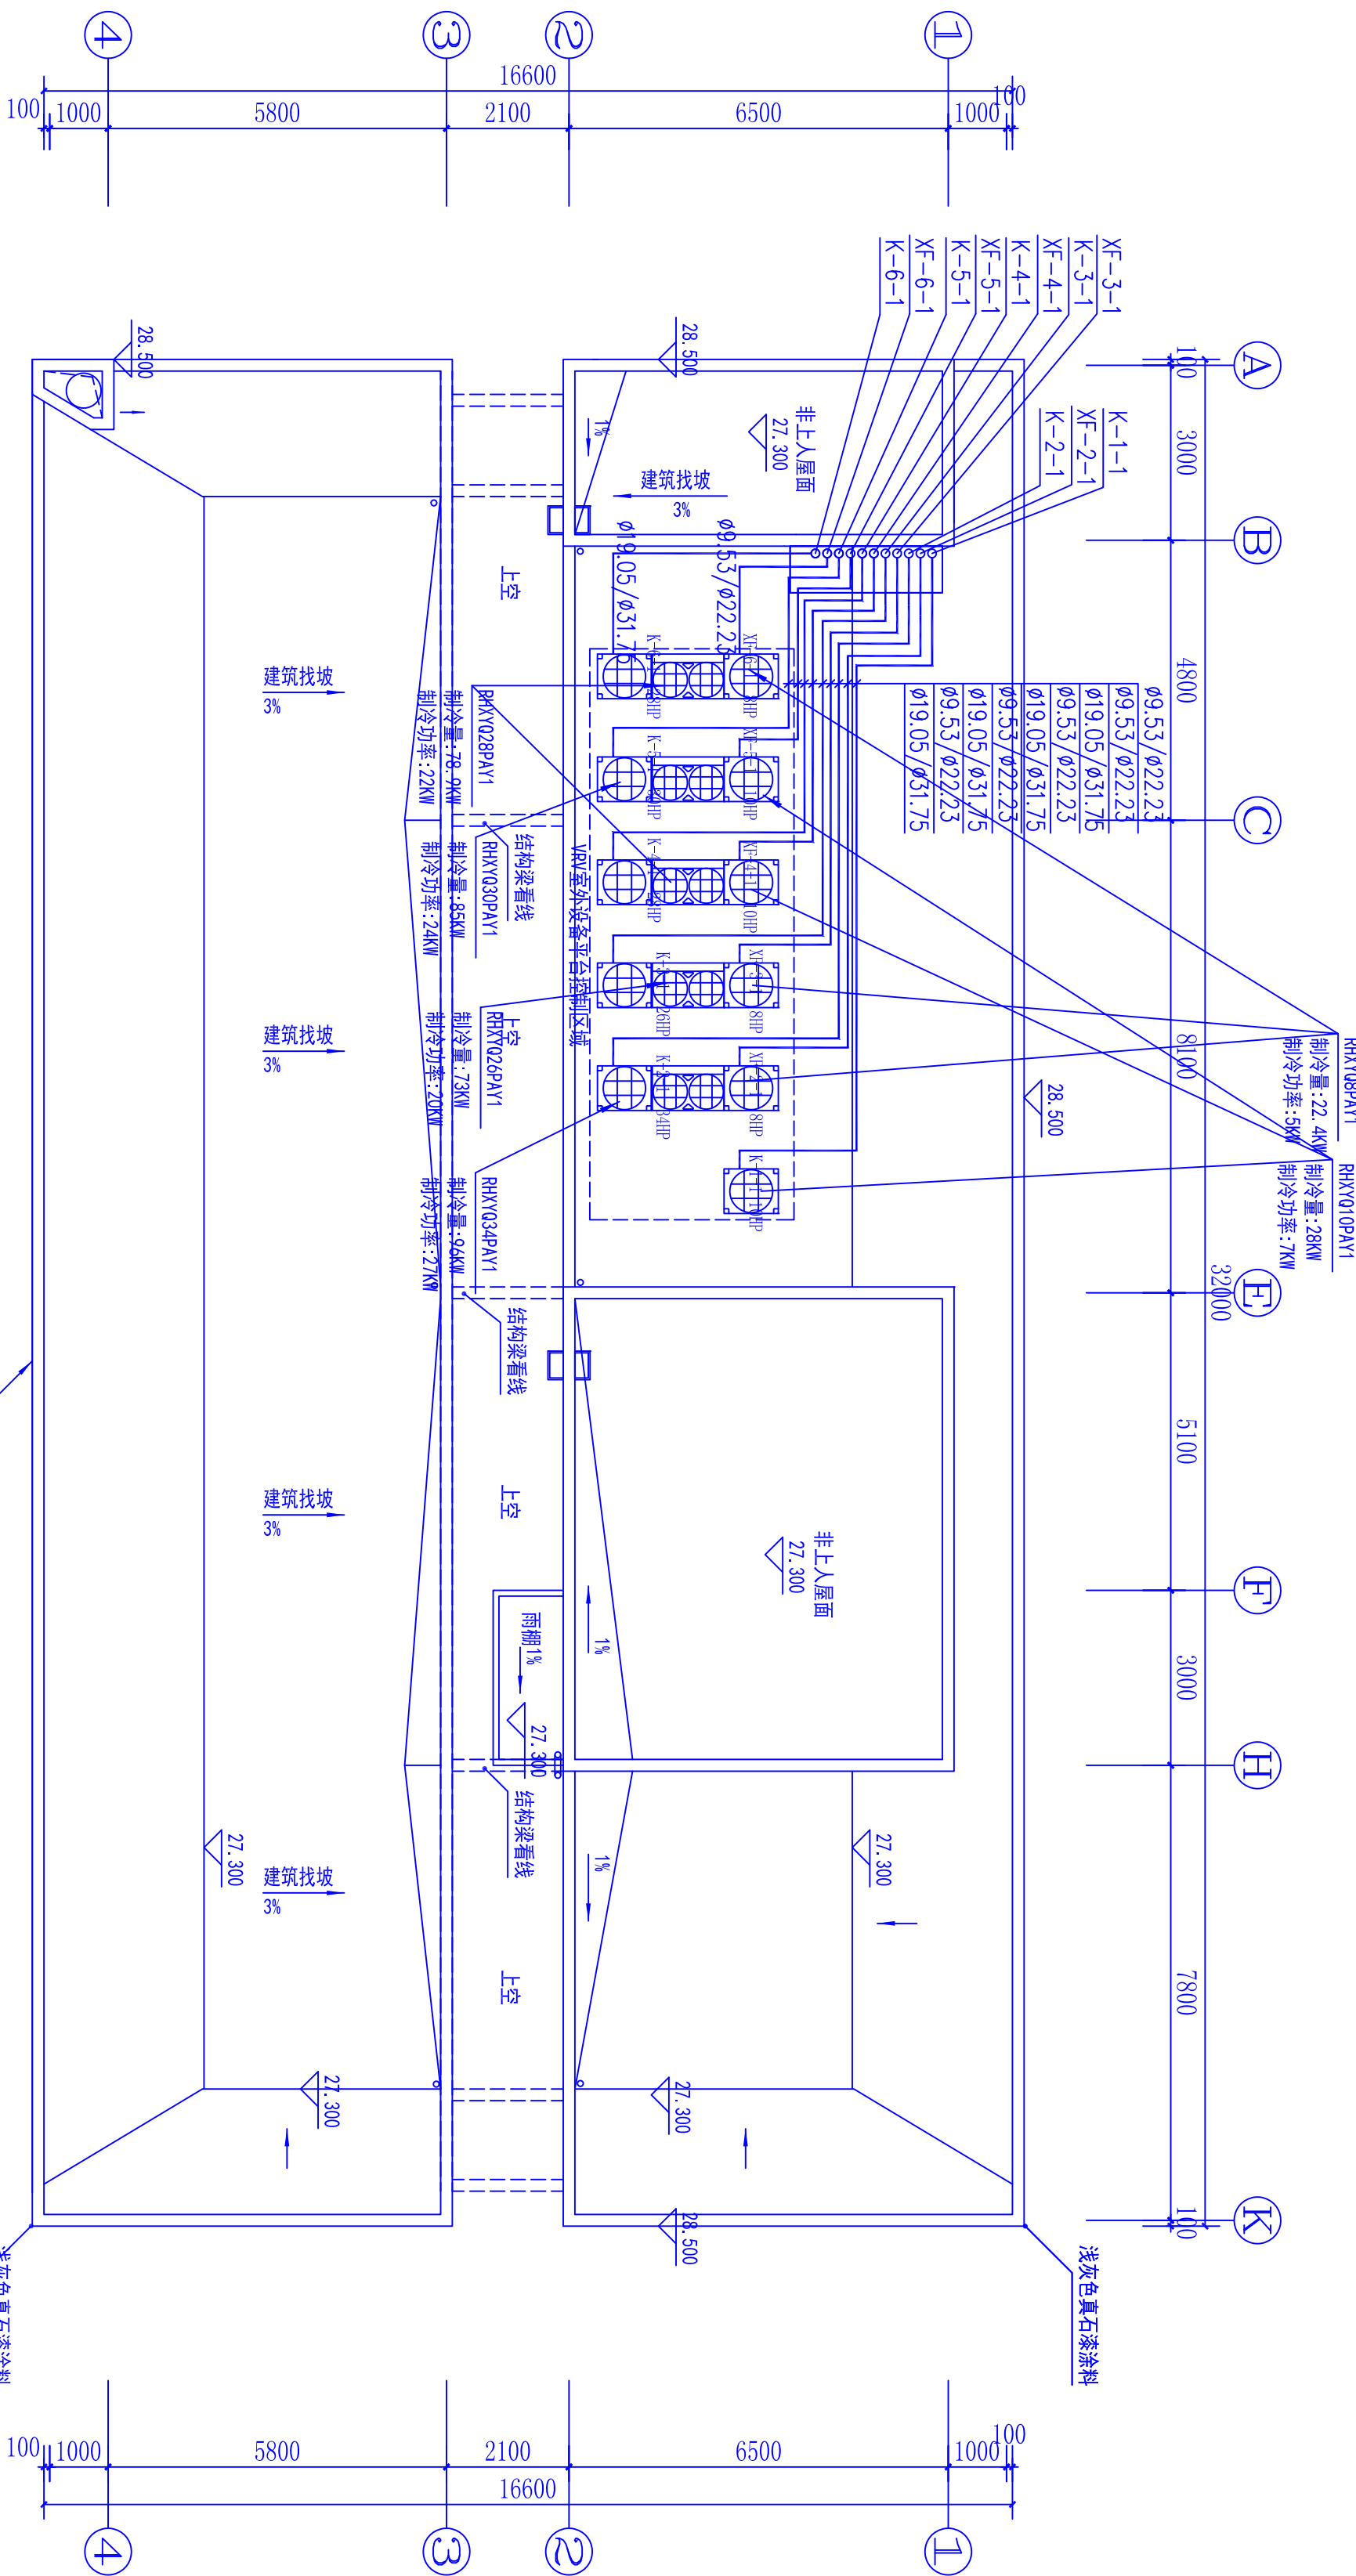

主楼 楼梯间屋面层空调冷媒管平面图 1:100



|                                                                                                    |  |  |  |  |  |  |  |  |  |                                                                                      |  |
|----------------------------------------------------------------------------------------------------|--|--|--|--|--|--|--|--|--|--------------------------------------------------------------------------------------|--|
| 浙江 同方<br>建筑设计有限公司<br>ZHENG TONGFANG<br>ARCHITECTURE DESIGN CO., LTD.<br>建筑工程师设计证书<br>编号: A33004051 |  |  |  |  |  |  |  |  |  |  |  |
| 浙江同方                                                                                               |  |  |  |  |  |  |  |  |  |                                                                                      |  |
| 建筑工程师设计证书                                                                                          |  |  |  |  |  |  |  |  |  |                                                                                      |  |
| 编号: A33004051                                                                                      |  |  |  |  |  |  |  |  |  |                                                                                      |  |
| 项目负责人: 全耀耀                                                                                         |  |  |  |  |  |  |  |  |  |                                                                                      |  |
| 建设单位: 绿城集团                                                                                         |  |  |  |  |  |  |  |  |  |                                                                                      |  |
| 项目: 杭州分公司绿城东方城市综合体项目                                                                               |  |  |  |  |  |  |  |  |  |                                                                                      |  |
| 专业负责人: 阮佩珍                                                                                         |  |  |  |  |  |  |  |  |  |                                                                                      |  |
| 设计: 周研                                                                                             |  |  |  |  |  |  |  |  |  |                                                                                      |  |
| 制图: 周研                                                                                             |  |  |  |  |  |  |  |  |  |                                                                                      |  |
| 校对: 王超                                                                                             |  |  |  |  |  |  |  |  |  |                                                                                      |  |
| 审核: 阮佩珍                                                                                            |  |  |  |  |  |  |  |  |  |                                                                                      |  |
| 审定: 周研                                                                                             |  |  |  |  |  |  |  |  |  |                                                                                      |  |
| 合同编号: 200505                                                                                       |  |  |  |  |  |  |  |  |  |                                                                                      |  |
| 专业: 给排水                                                                                            |  |  |  |  |  |  |  |  |  |                                                                                      |  |
| 专业名称: 暖通                                                                                           |  |  |  |  |  |  |  |  |  |                                                                                      |  |
| 专业代码: 01                                                                                           |  |  |  |  |  |  |  |  |  |                                                                                      |  |
| 姓名: 王超                                                                                             |  |  |  |  |  |  |  |  |  |                                                                                      |  |
| 身份证号: 330106198508010011                                                                           |  |  |  |  |  |  |  |  |  |                                                                                      |  |
| 工号: 1717086                                                                                        |  |  |  |  |  |  |  |  |  |                                                                                      |  |
| 工号: 12                                                                                             |  |  |  |  |  |  |  |  |  |                                                                                      |  |
| 工号: 01                                                                                             |  |  |  |  |  |  |  |  |  |                                                                                      |  |
| E: 甲签章.png                                                                                         |  |  |  |  |  |  |  |  |  |                                                                                      |  |
| (本表为合同附件, 与合同具有同等法律效力)                                                                             |  |  |  |  |  |  |  |  |  |                                                                                      |  |



© 2006 Blackwell Publishing Ltd *Journal of Internal Medicine* 260: 103–110

(未盖本公司出图专用章图纸无效)

監草栏

浙江同方  
建筑设计有限公司

ZHEJIANG TONGFANG  
ARCHITECTURE DESIGN CO., LTD.

ARCHITECTURE DESIGN CO., LTD.

编号: A133001051

编号: A133001051

设计=

1000000

平阳县鳌江镇人民政府

平阳县公安局鳌江派出所业务用房

张福海

陳國米 國際顧問  
負責人員

设计周研

1-20

王虎彪

陸田米

|       |    |    |
|-------|----|----|
|       | 数量 | 单位 |
| 16058 | 个  | 个  |

| |
|---|
|  | 0 | 1 | 2 | 523 |
|---|

|   |   |
|---|---|
| 得 | 得 |
| 得 | 得 |

|    |  |    |  |
|----|--|----|--|
| 福利 |  | 職通 |  |
|----|--|----|--|

|  |  |  |  |  |  |
|--|--|--|--|--|--|
|  |  |  |  |  |  |
|--|--|--|--|--|--|

---

10


|      |           |  |  |
|------|-----------|--|--|
| Q. 7 | 1/11/2010 |  |  |
|------|-----------|--|--|

54





L:\1\1-2008\1-11-2008

(未盖本公司出图专用章图纸无效)

監草栏

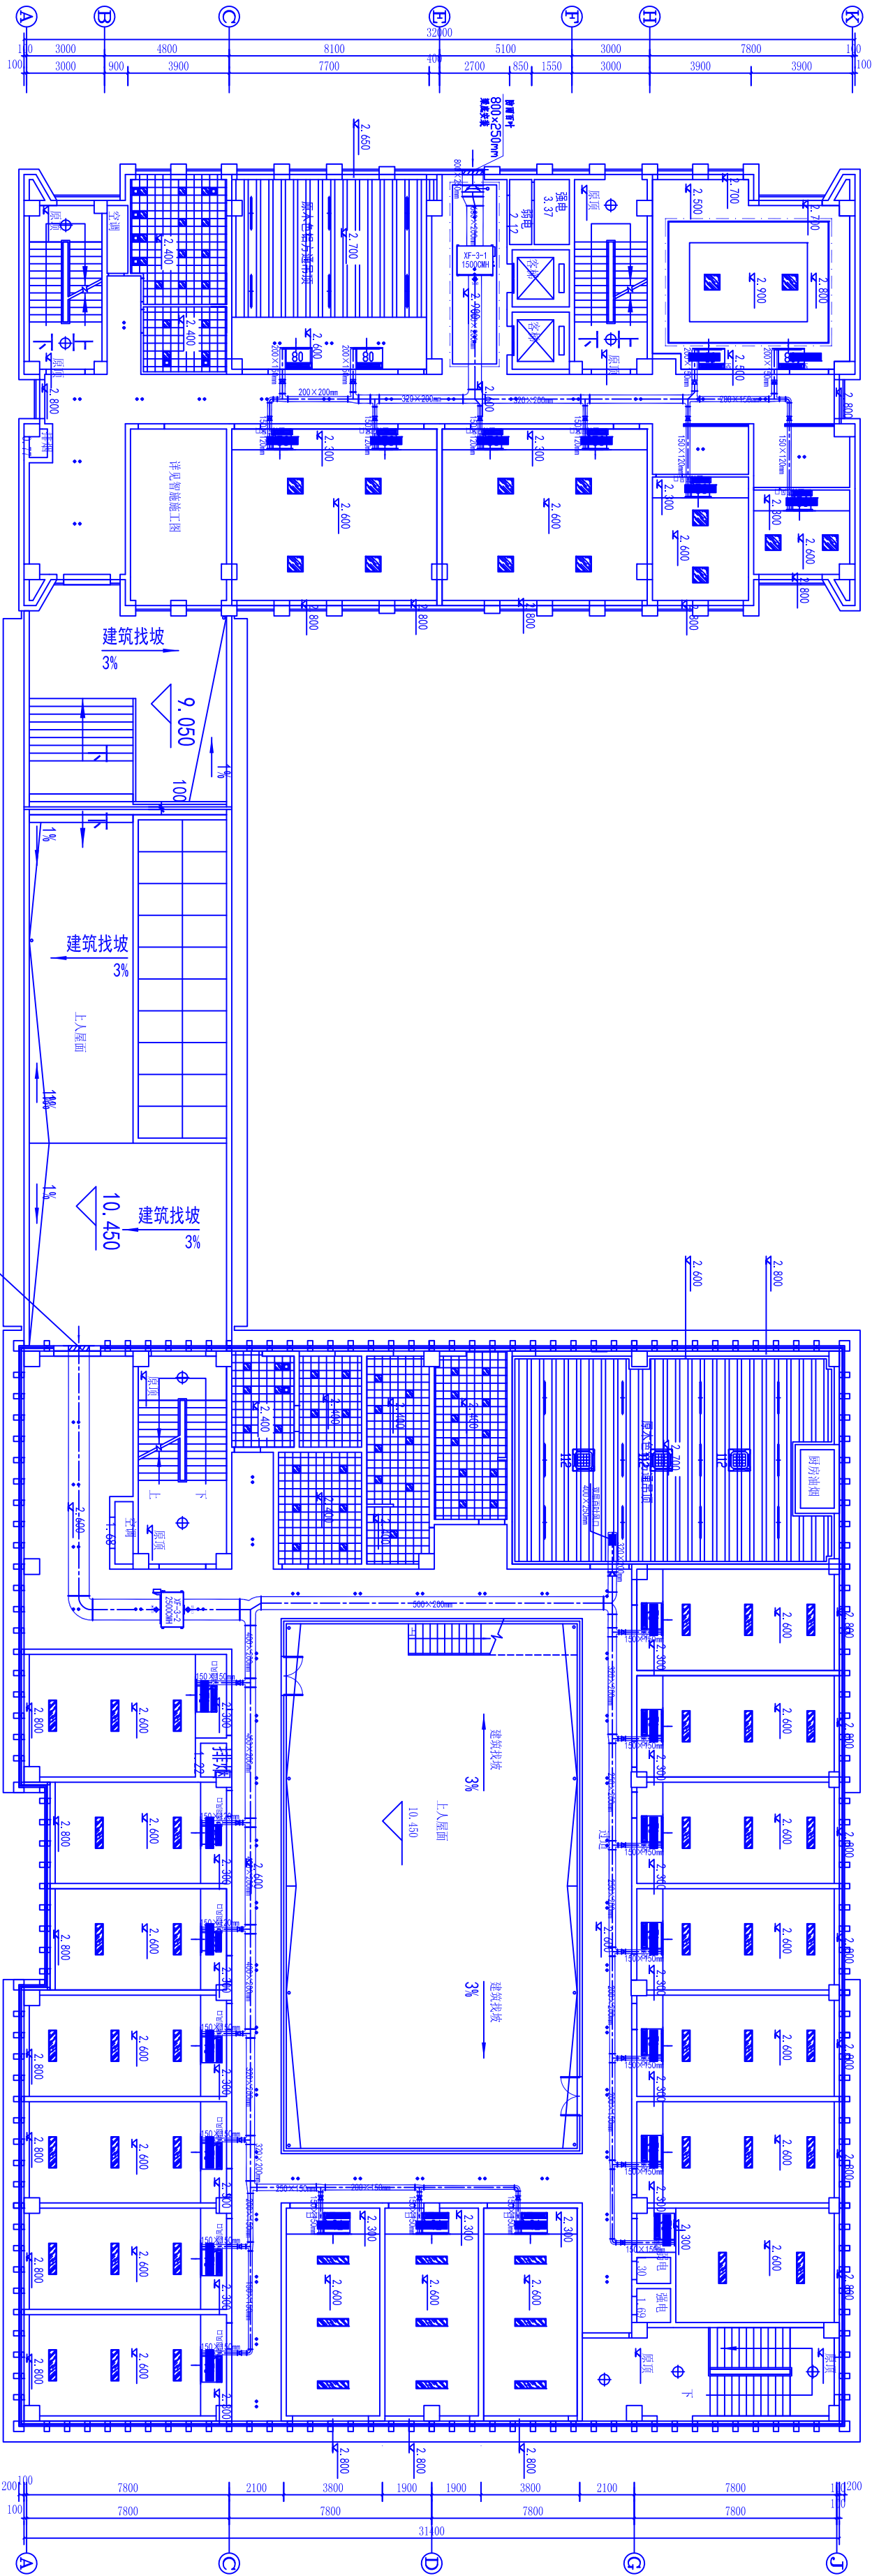

| 图例 | 说明                |
|----|-------------------|
|    | 3000/3000 LED 平板灯 |
|    | 600/600 LED 平板灯   |
|    | 3000/1200 LED 平板灯 |
|    | 集成吊灯              |
|    | 筒灯 80             |
|    | 灯管                |
|    | 射灯 60             |

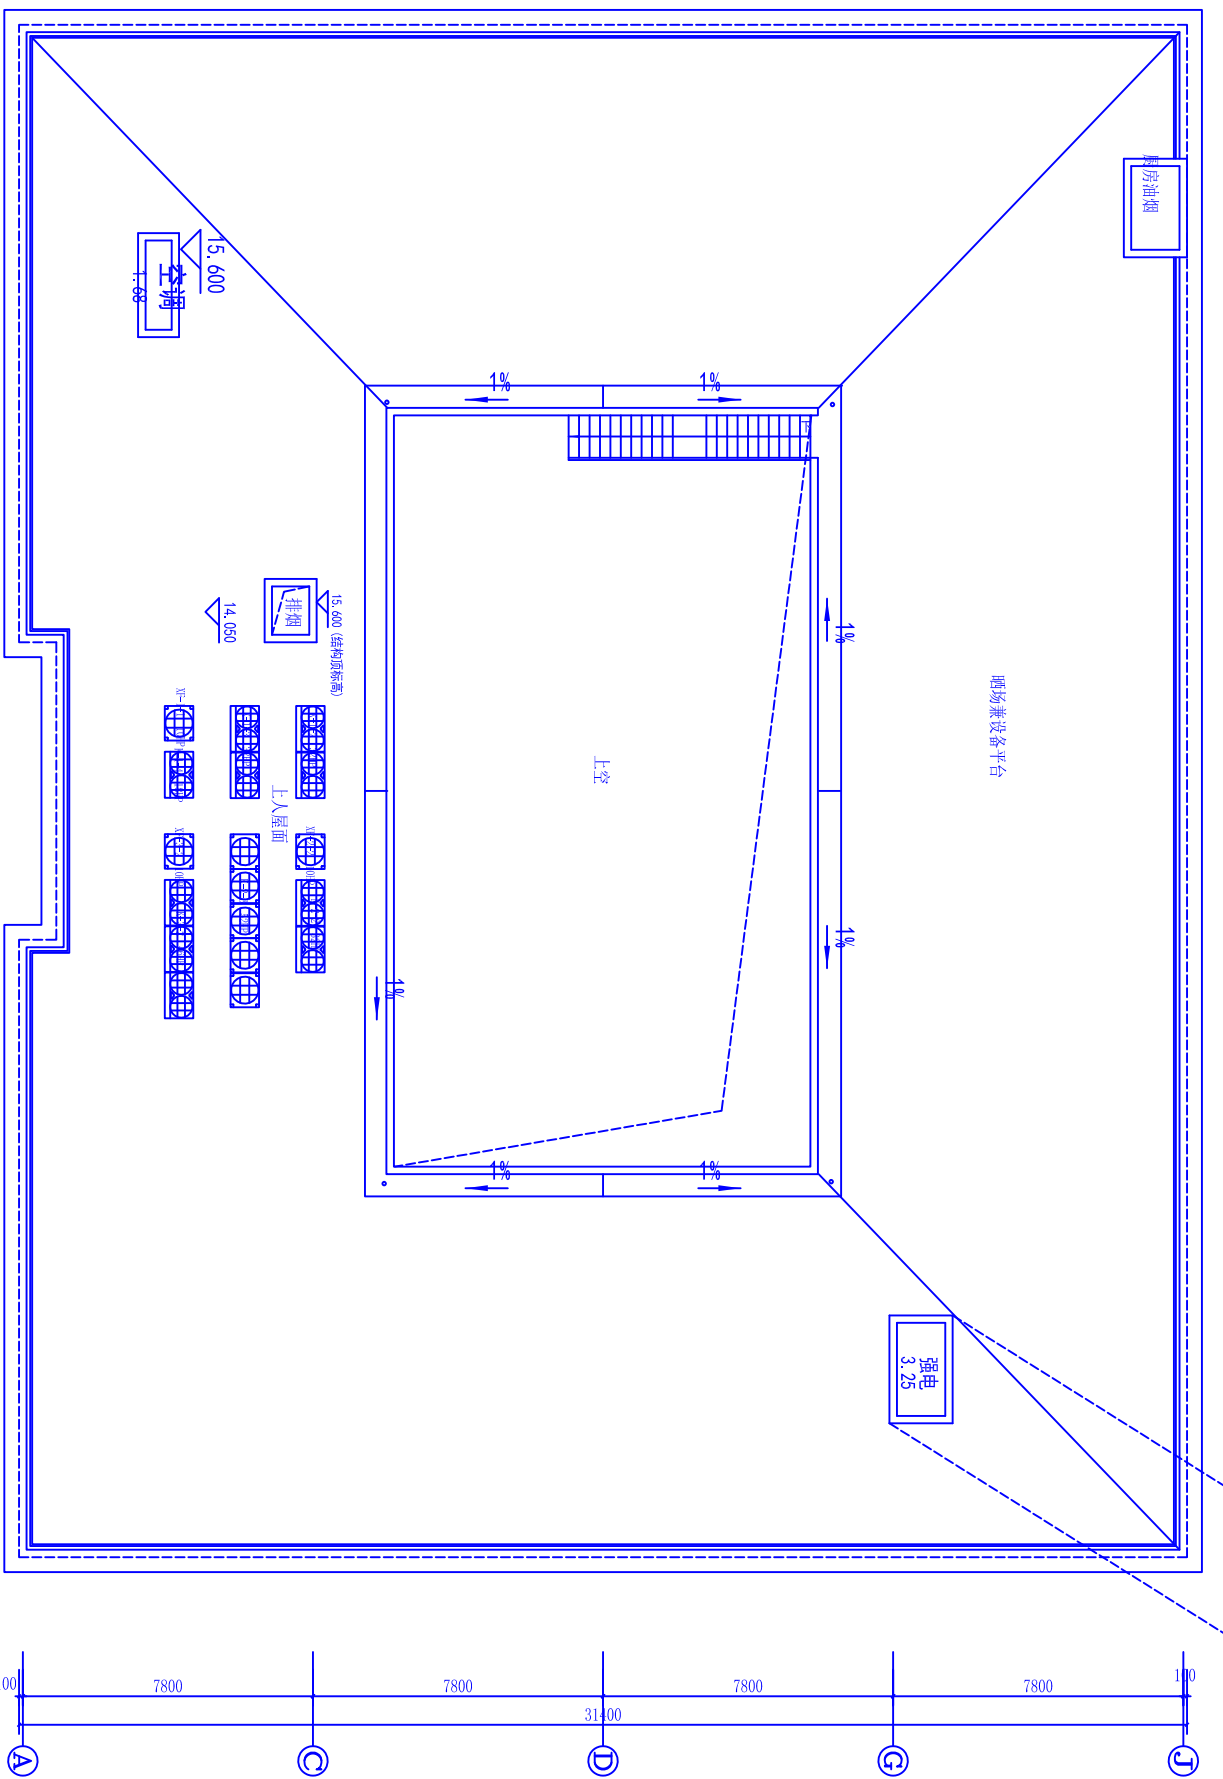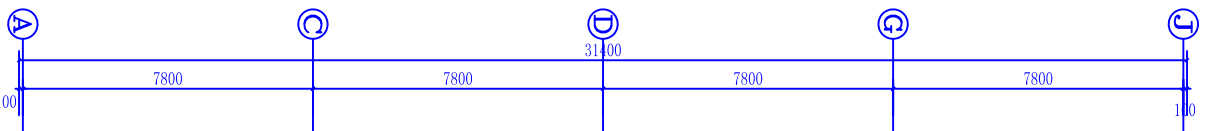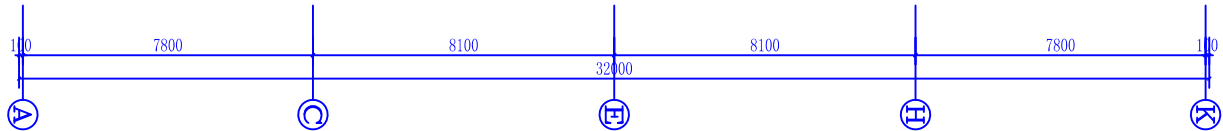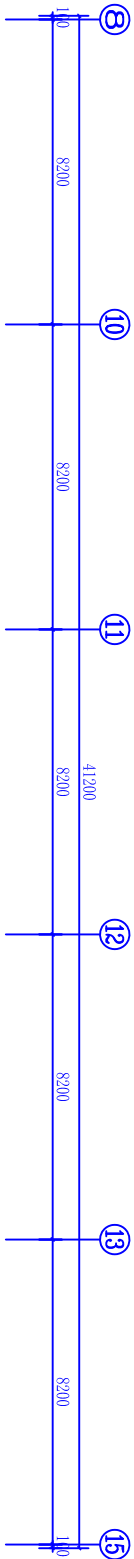

| 图例                                                                                  | 说明              |
|-------------------------------------------------------------------------------------|-----------------|
|  | 300x300 LED平板灯  |
|  | 排气扇             |
|  | 600x600 LED平板灯  |
|  | 300x1200 LED平板灯 |
|  | 装饰吊灯            |
|  | 筒灯 80           |
|  | 灯管              |
|  | 射灯 60           |



**浙江同方**  
建筑设计有限公司  
JIANG TONG FANG  
ARCHITECTURE DESIGN CO., LTD.

建筑工程施工许可证  
编号: A330001051

建设单位  
浙江同方建筑设计有限公司

项目负责人  
余国瑞

监理单位  
浙江同方建筑设计有限公司

项目负责人  
余国瑞

设计单位  
浙江同方建筑设计有限公司

项目负责人  
余国瑞

施工单位  
浙江同方建筑设计有限公司

项目负责人  
余国瑞

监理单位  
浙江同方建筑设计有限公司

项目负责人  
余国瑞

建设单位  
浙江同方建筑设计有限公司

项目负责人  
余国瑞

监理单位  
浙江同方建筑设计有限公司

项目负责人  
余国瑞

设计单位  
浙江同方建筑设计有限公司


项目负责人  
余国瑞

施工单位  
浙江同方建筑设计有限公司

项目负责人  
余国瑞

监理单位  
浙江同方建筑设计有限公司

项目负责人  
余国瑞

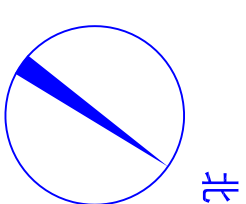


建筑设计有限公司

建筑工程甲级设计证书  
编号: A133001051

|       |                          |                                                                                       |  |  |
|-------|--------------------------|---------------------------------------------------------------------------------------|--|--|
| 建设单位  | 平阳县鳌江镇人民政府               |                                                                                       |  |  |
| 项目    | 平阳县公安局鳌江镇派出所业务用房<br>建设工程 |                                                                                       |  |  |
| 项目负责人 | 金福国                      |  |  |  |
| 专业负责人 | 陈阿杰                      |  |  |  |
| 设计    | 周研                       |  |  |  |
| 制图    | 周研                       |   |  |  |
| 校对    | 王虎彪                      |    |  |  |
| 审核    | 陈阿杰                      |    |  |  |
| 审定    | 郑耀                       |    |  |  |
| 出图日期  | 2019.05                  |                                                                                       |  |  |
| 会签栏   | 建筑                       | 给排水                                                                                   |  |  |
|       | 结构                       | 暖通                                                                                    |  |  |
|       | 电气                       | 弱电                                                                                    |  |  |
| 图名    | 主楼 五层空调风管平面图             |                                                                                       |  |  |


(未盖本公司出图专用章图纸无效)

© 2004 Blackwell Publishing Ltd *Journal of Internal Medicine* 255: 105–114

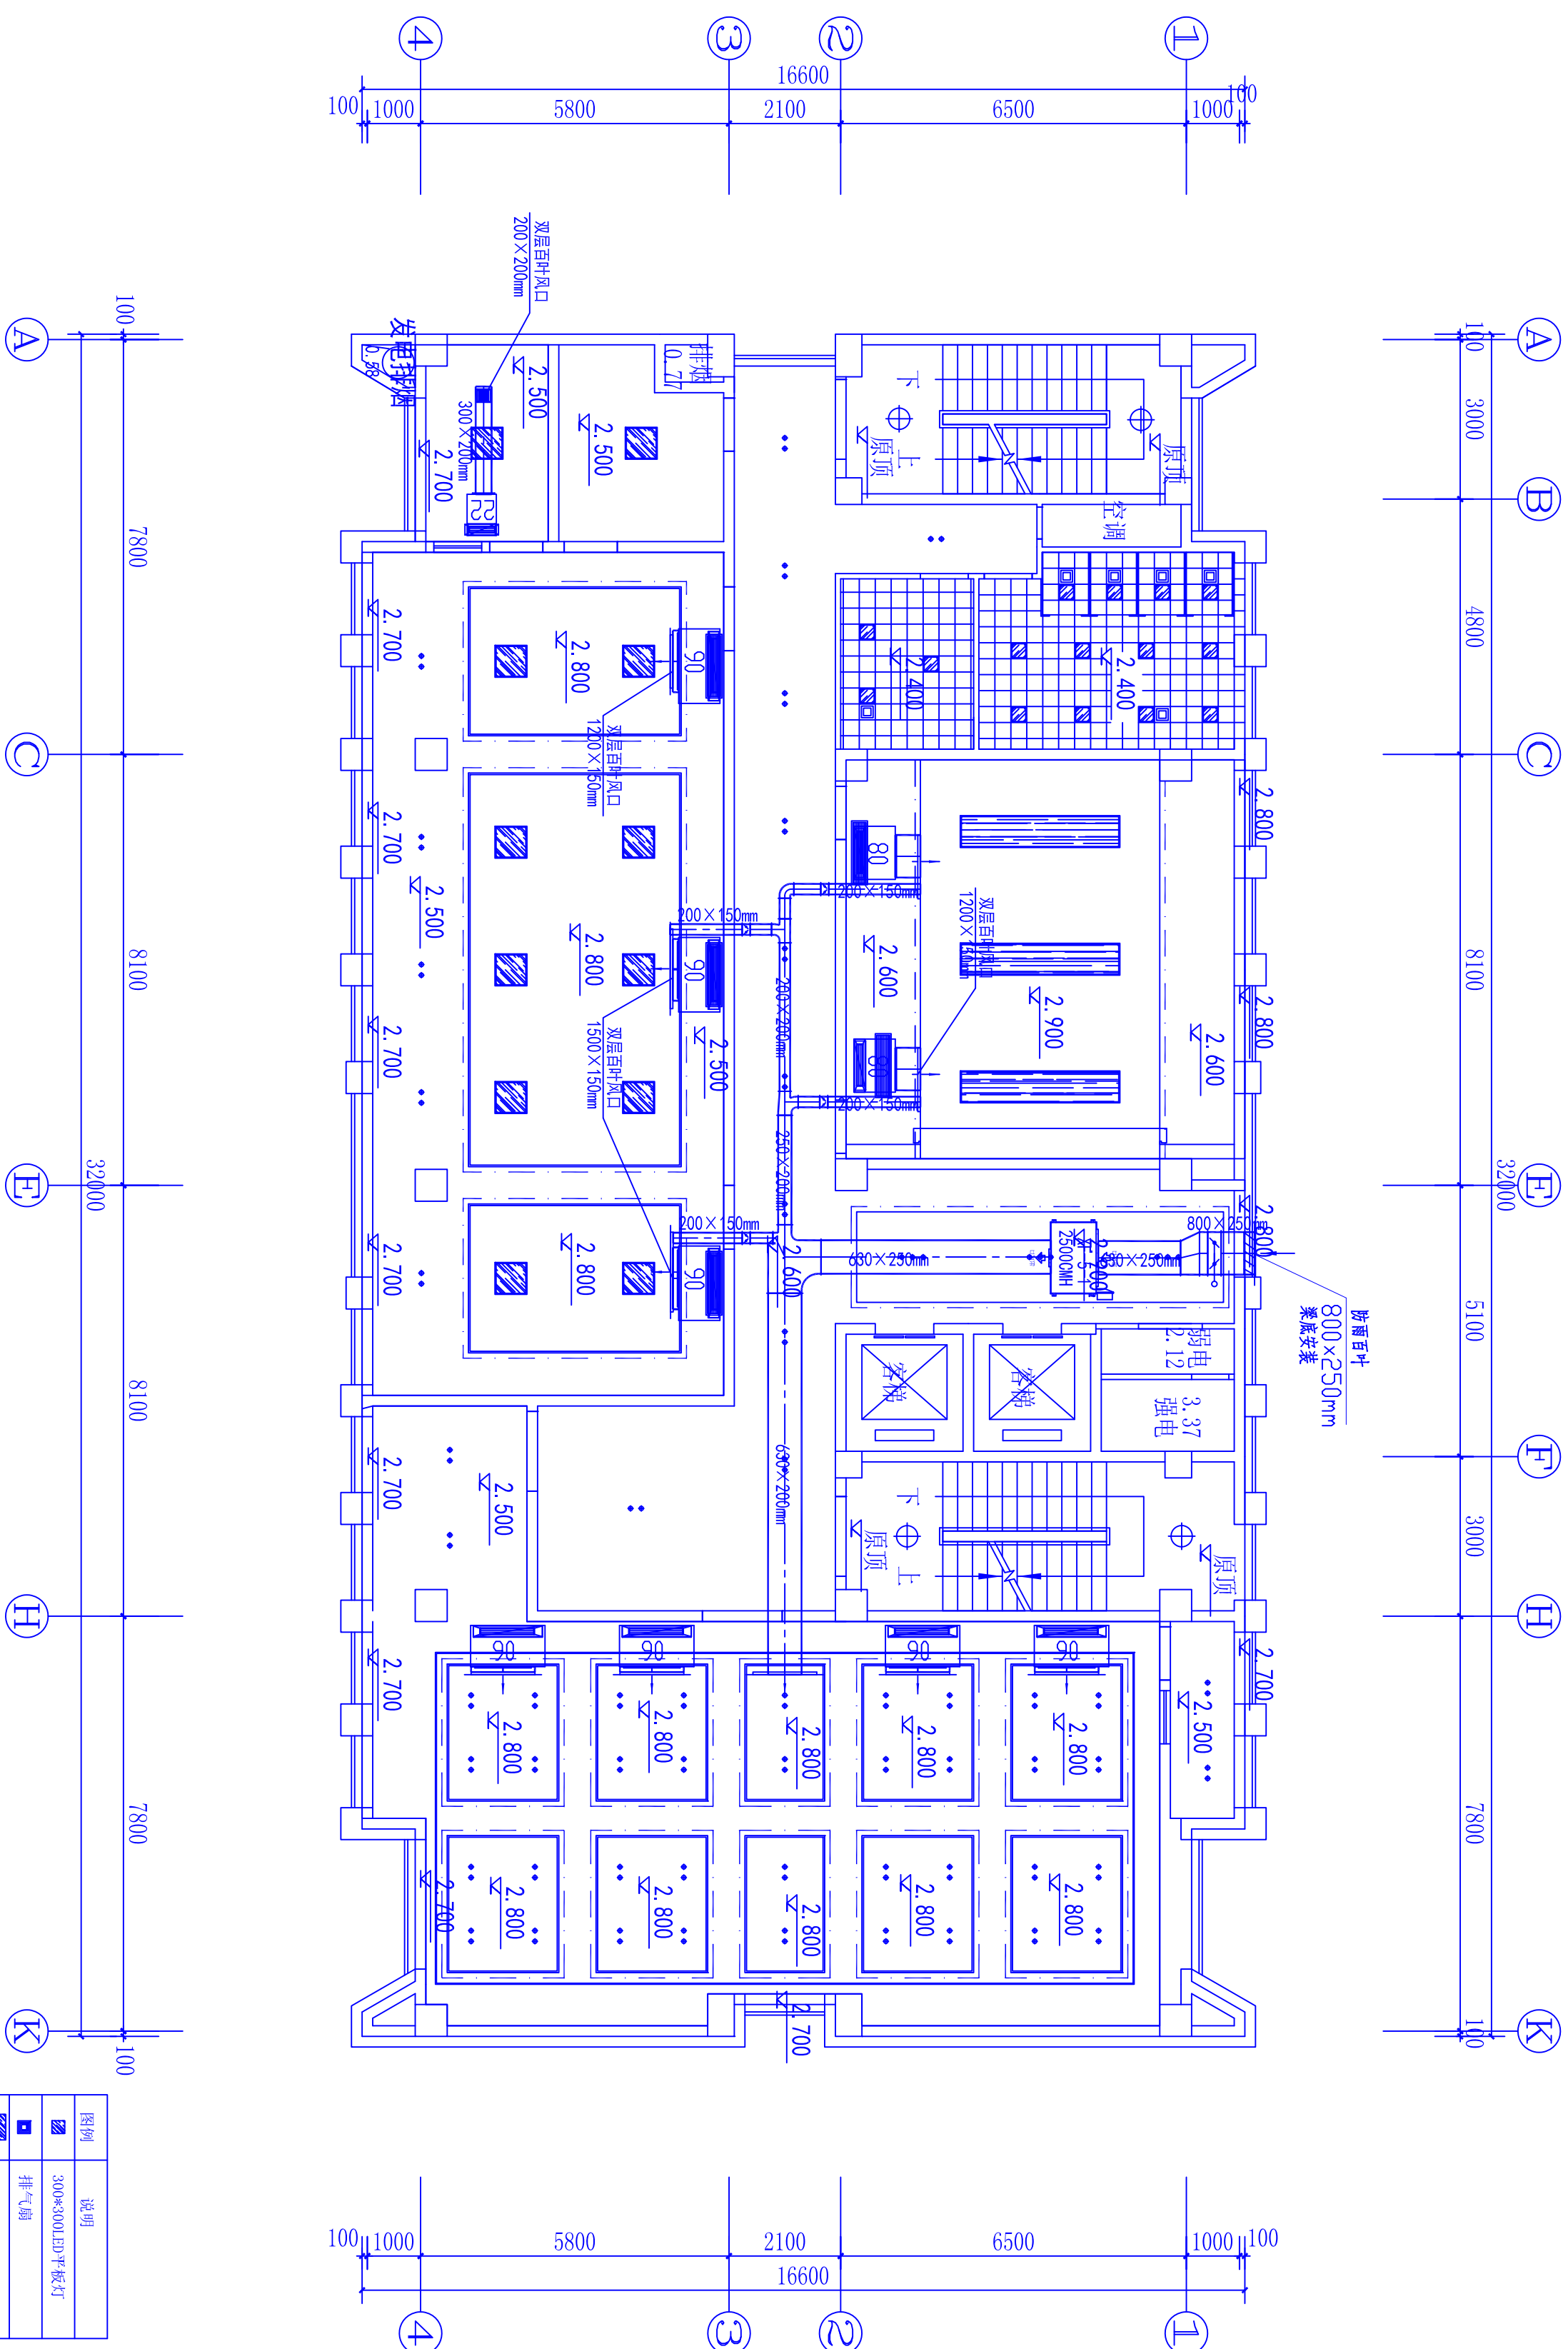

主楼 五层空调风管平面图 1:100

地址：温州市车站大道神力大厦十四层

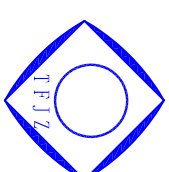

浙江 同 方  
建筑设计有限公司

ZHEJIANG TONGFANG  
ARCHITECTURE DESIGN CO., LTD.

建筑工程甲级设计证书  
编号: A133001051

合作设计:

|      |                      |
|------|----------------------|
| 建设单位 | 平阳县鳌江镇人民政府           |
| 项目   | 平阳县公安局鳌江镇派出所业务用房建设工程 |

|       |     |
|-------|-----|
| 项目负责人 | 金福国 |
| 专业负责人 | 陈阿杰 |

|    |     |
|----|-----|
| 设计 | 周 研 |
| 制图 | 周 研 |

|     |     |
|-----|-----|
| 校 对 | 王虎彪 |
| 审 核 | 陈阿杰 |

|      |          |
|------|----------|
| 审 定  | 郑 耀      |
| 出图日期 | 2019. 05 |

|    |     |
|----|-----|
| 建筑 | 给排水 |
| 结构 | 暖通  |
| 电气 | 弱电  |




|     |              |
|-----|--------------|
| 图 名 | 主楼 六层空调风管平面图 |
| 工程号 | 17TH048      |

|     |        |
|-----|--------|
| 图 号 | 饰暖施-17 |
| 版 次 | 01     |

E:\甲级章.png

(未盖本公司出图专用章图纸无效)

盖章栏

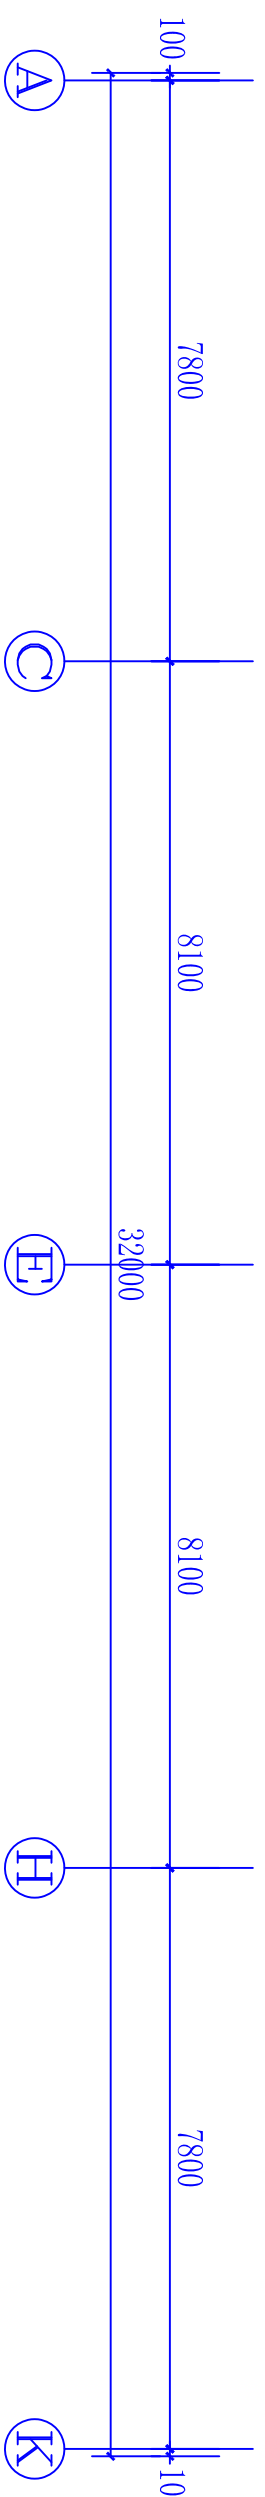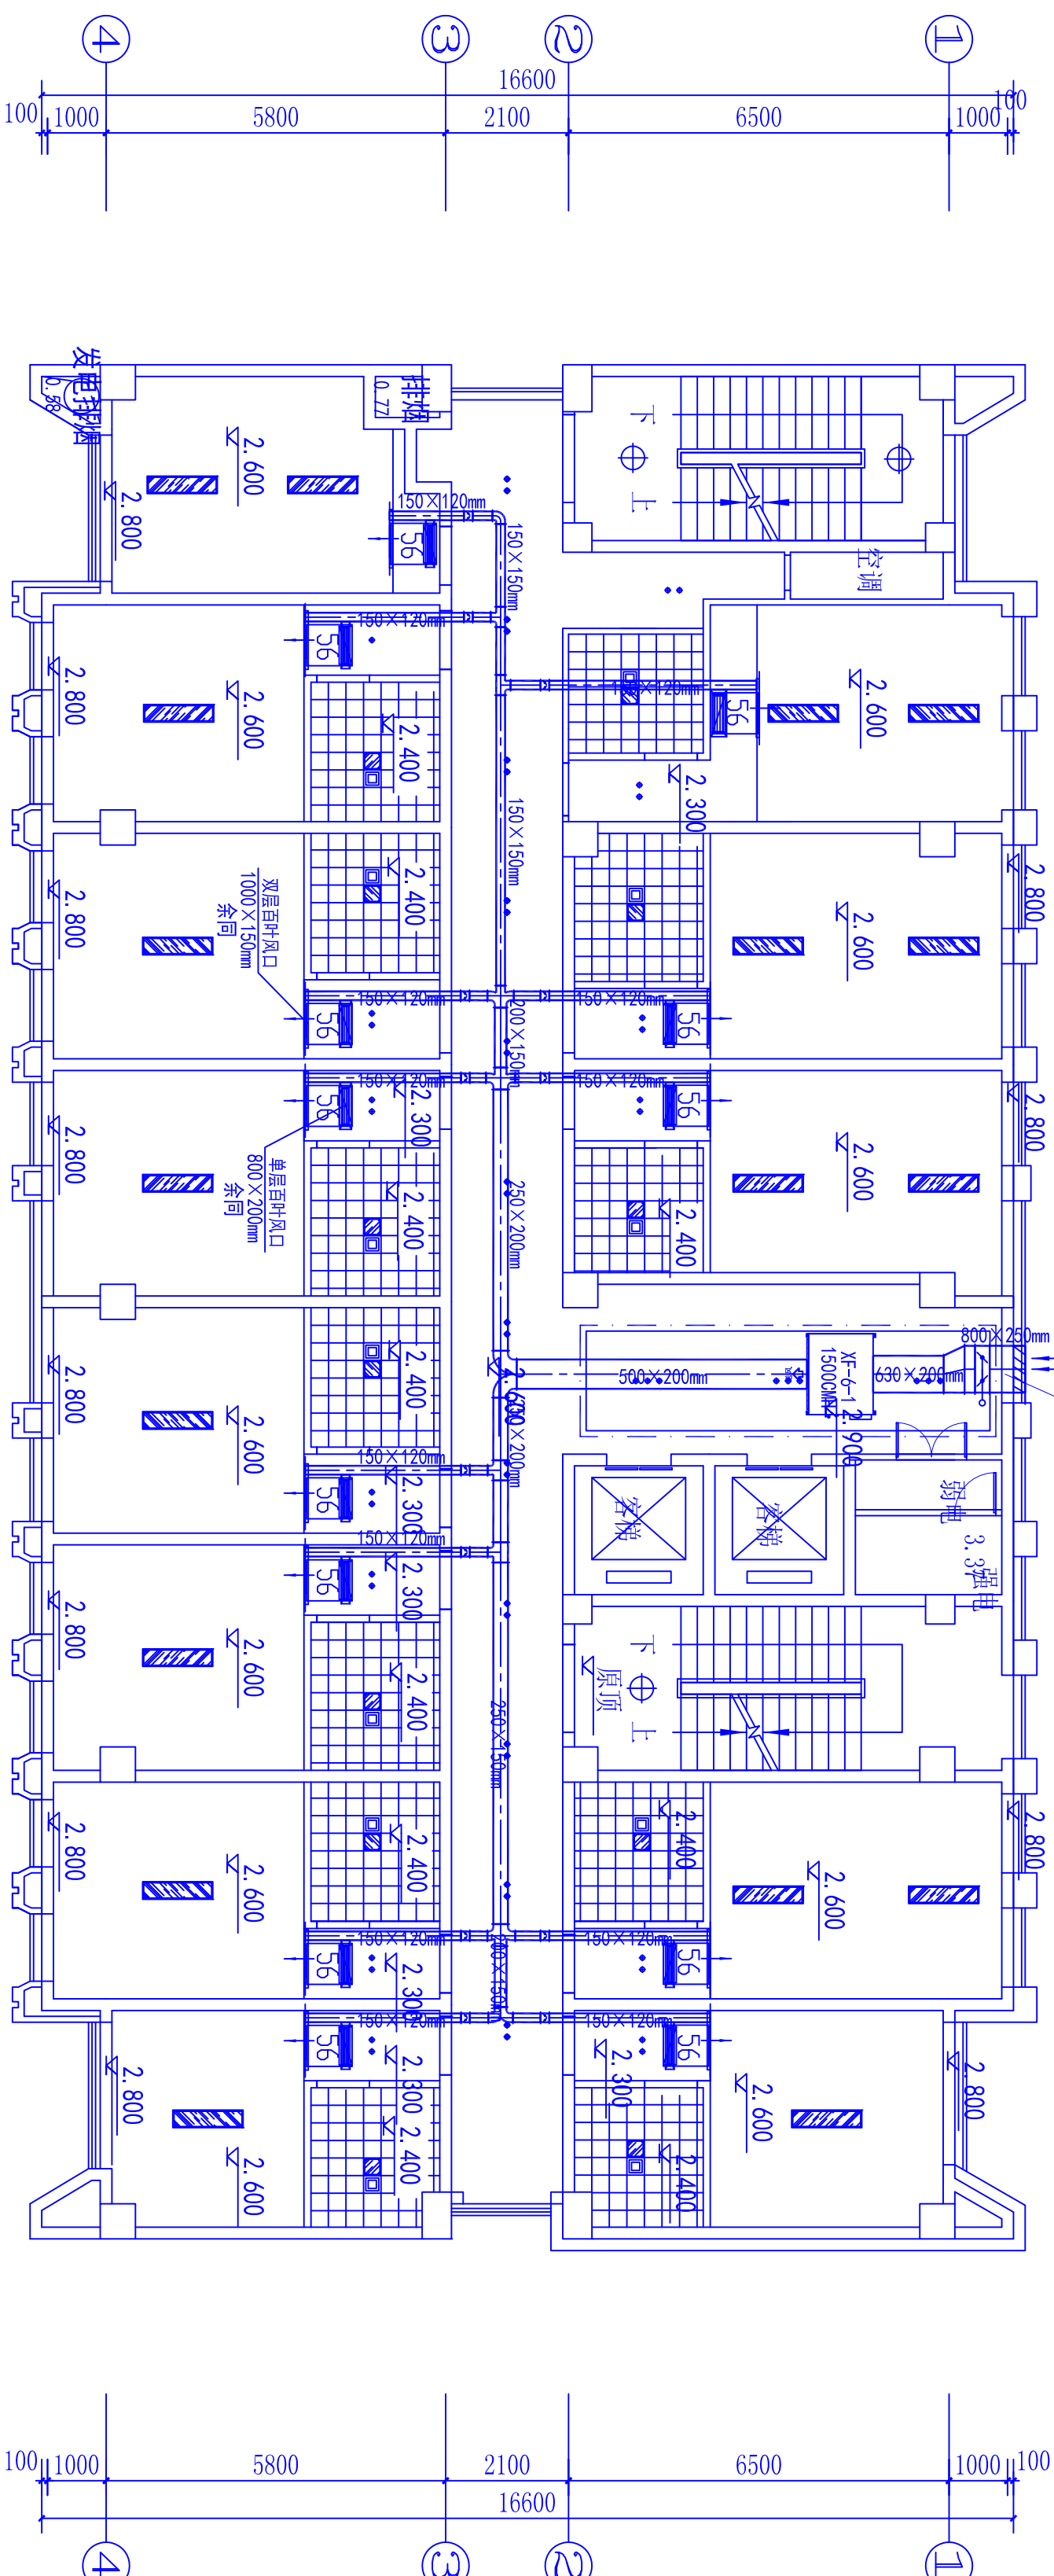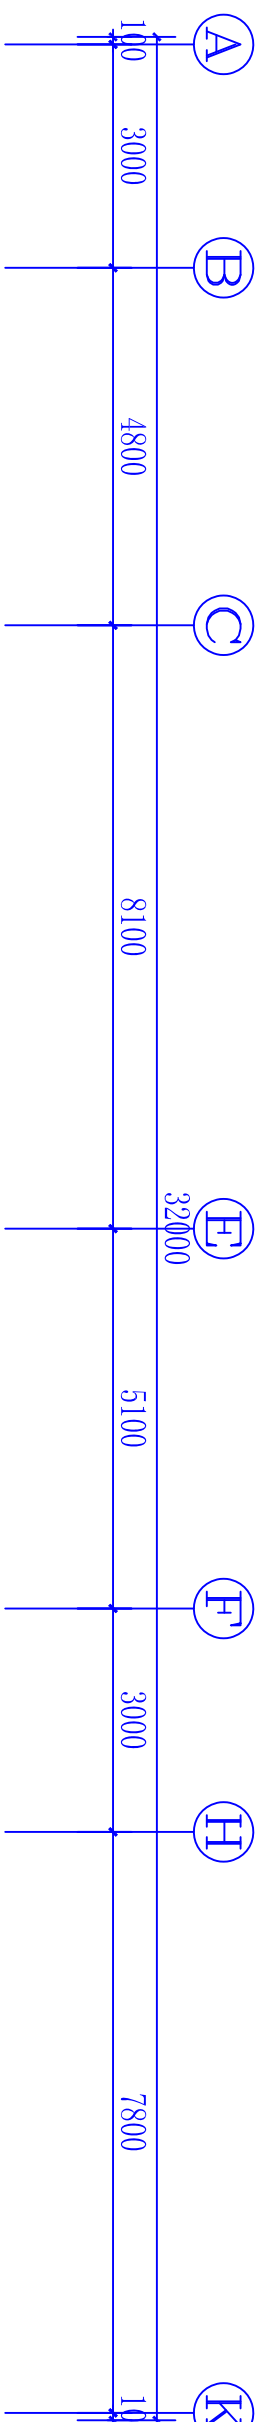

主楼 六层空调风管平面图 1:100

| 图例 | 说明              |
|----|-----------------|
|    | 300*300 LED平板灯  |
|    | 排气扇             |
|    | 600*600 LED平板灯  |
|    | 300*1200 LED平板灯 |
|    | 装饰吊灯            |
|    | 筒灯 $\phi$ 80    |
|    | 灯管              |
|    | 射灯 $\phi$ 60    |