


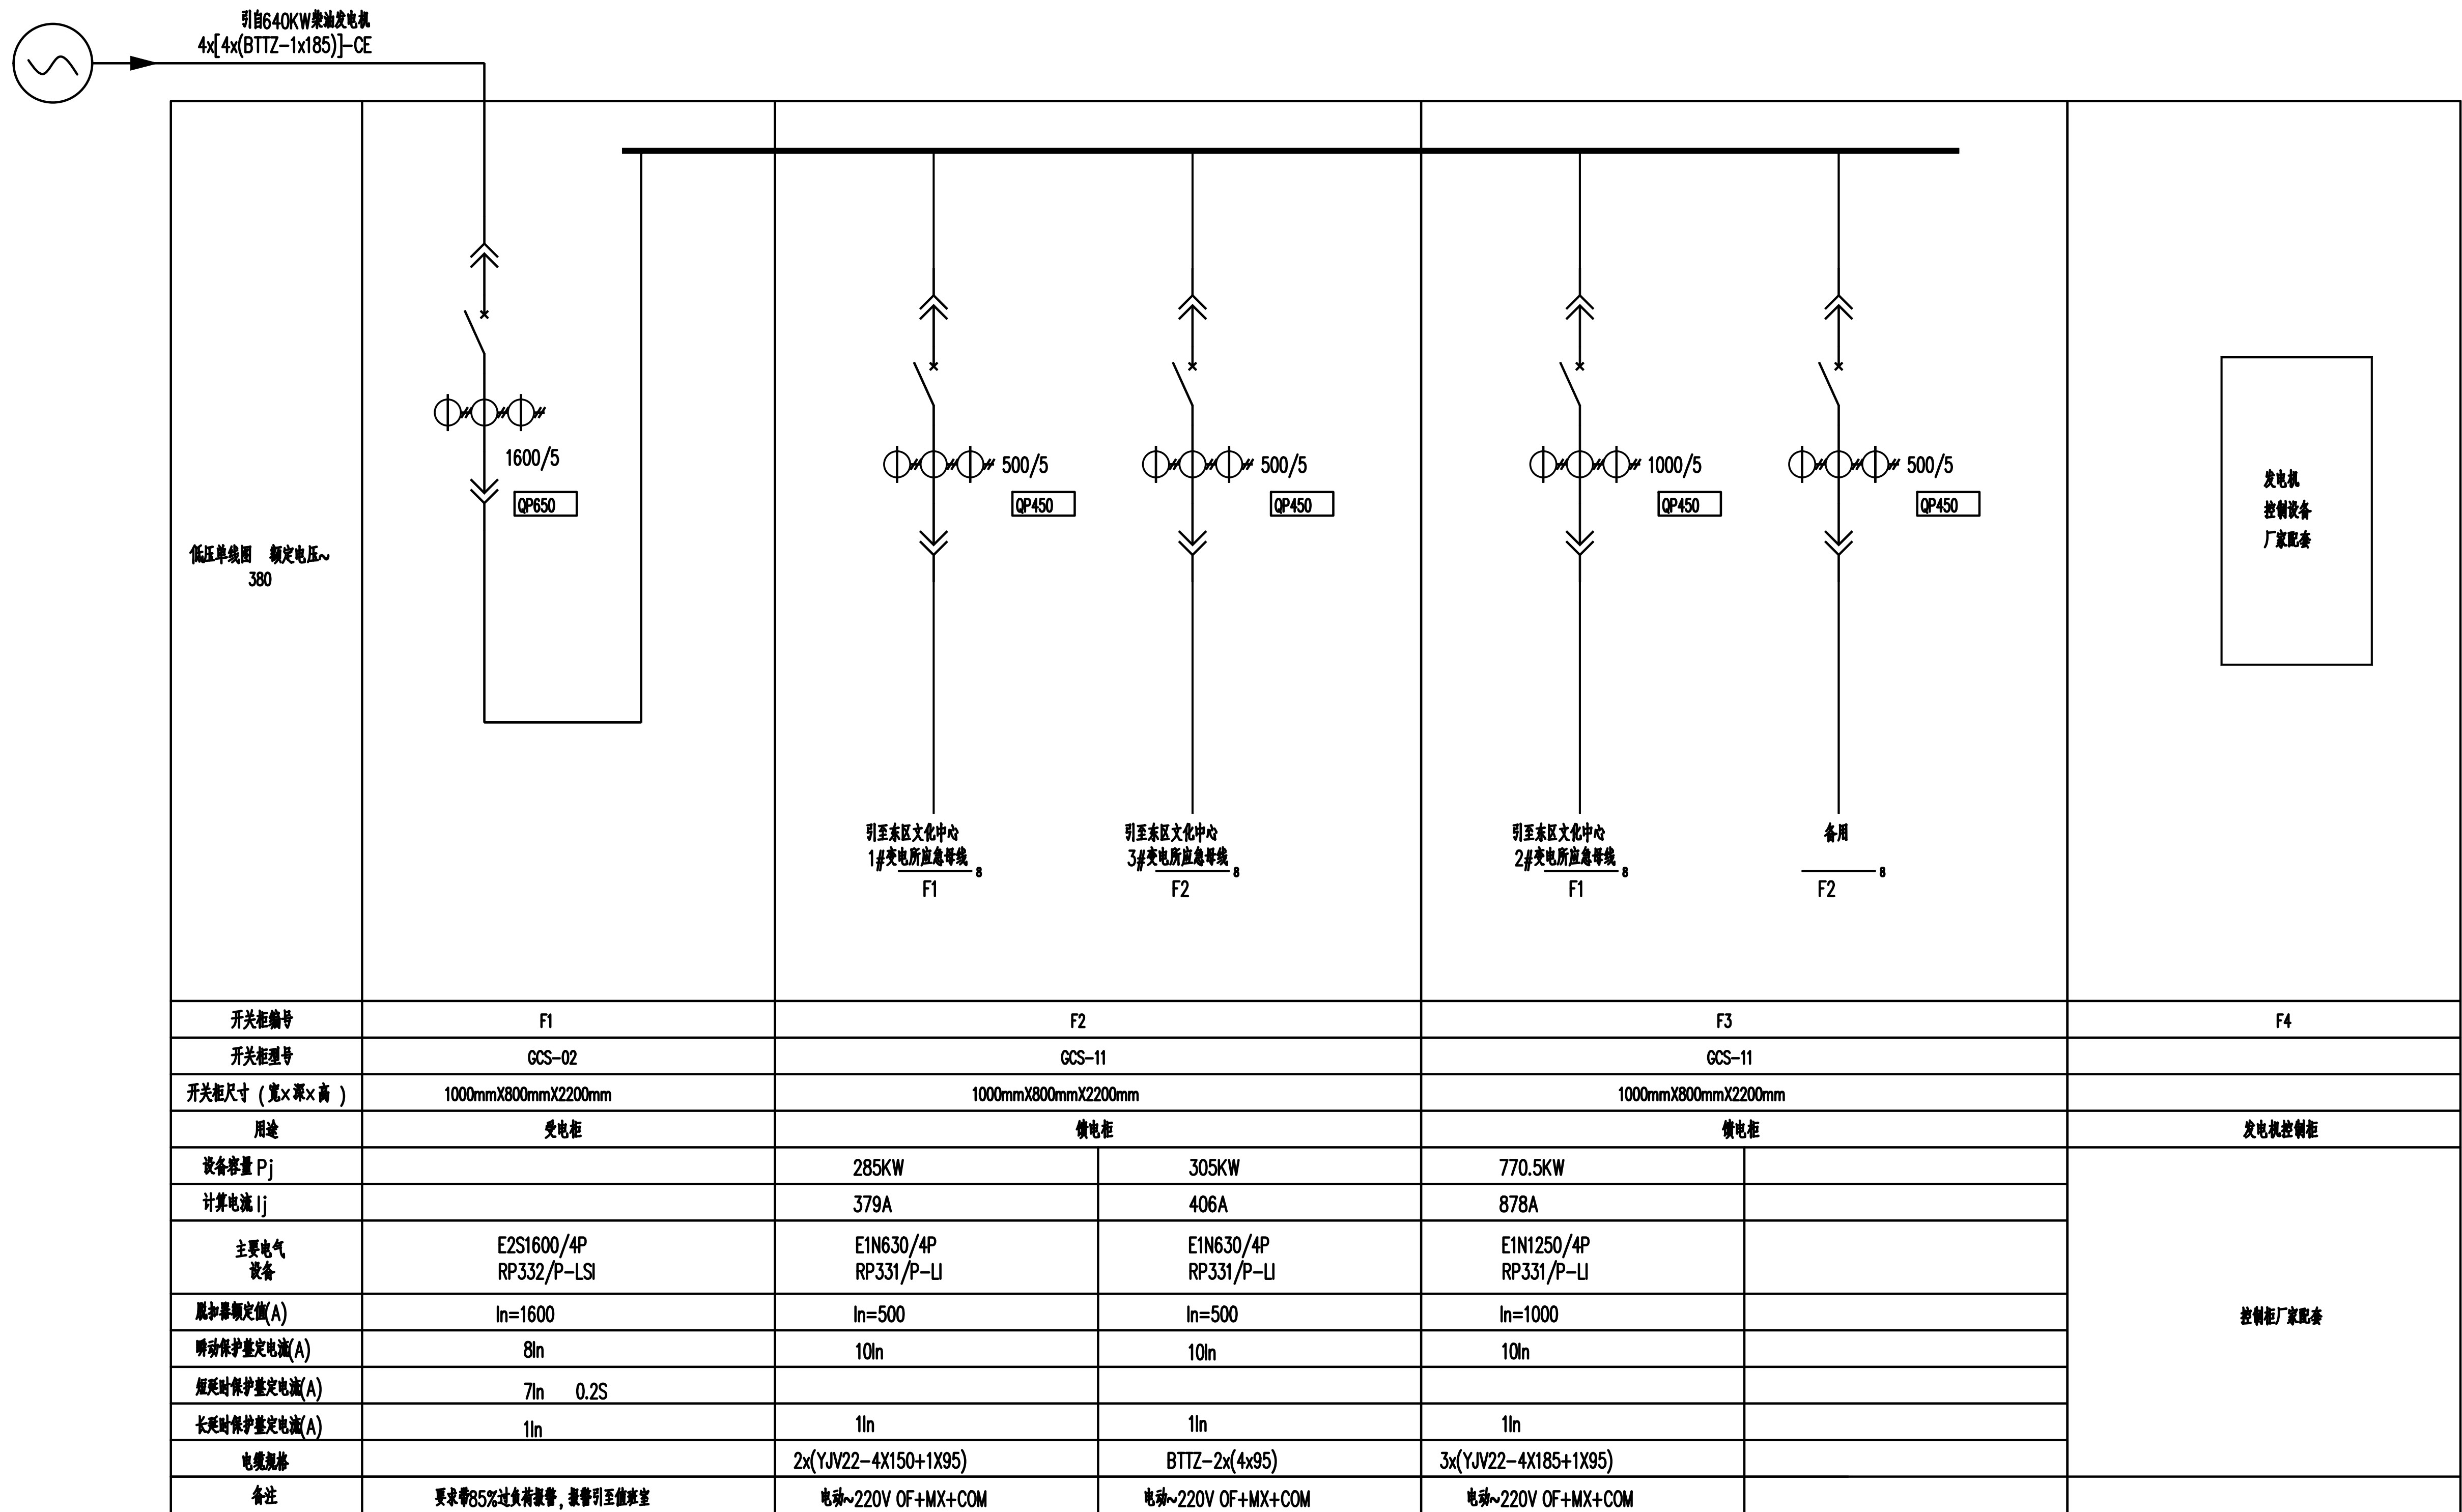

应急低压开关柜接线图

总平面图

建设单位

平阳县城市建设投资有限公司

杭州市建筑设计研究院有限公司

建筑顾问单位

ARCHITECTS

工程名称

平阳文化中心工程

子项	东区文化中心	出图日期	2016.01
----	--------	------	---------

图纸名称

应急低压开关柜接线图

比例

类别	姓名	签名	日期
审定	陈建		2016.01.25
审核	陈建		2016.01.25
工程负责	王峰		2016.01.25
工种负责	陈建		2016.01.25
校对	陈建		2016.01.25
设计	陈建		2016.01.25
制图	陈建		2016.01.25

会签

建筑		电气	
结构		暖通	
给排水		工艺	

盖章栏

设计号	13-98-3-1	图号	118
图别	电施		