 


设计单位



杭州园林景观设计有限公司
— Since 1989 —

— 风景园林工程设计专项甲级 —
设计证书编号: A233006582
— 道路工程桥梁工程专业乙级 —
设计证书编号: A233006582
— 建 筑 工 程 专 业 乙 级 —
设计证书编号: A233006582

建设单位

工程名称

平阳县昆阳镇城东
环境改造提升工程（未来社区）

工程编号

子 项

类 别

实 名

签 名

审 定

审 核

工程负责人

专业负责人

校 对

设 计

绘 图

会签栏

建 筑

电 气

结 构

暖 通

给排水

弱 电

图纸名称

儿童之家一层地面铺装图

专业

装饰

设计阶段

初步设计

图号

1F-P-08

修改版次

出图盖章

未盖技术出图章 本图纸无效

空调采用分体式

A3 420X297

01 一层地面铺装图

FLOOR COVERING PLAN

SCALE 1:50

01 一层地面铺装图


空调采用分体式

A3 420X297

空间	儿童活动区
顶面	PT-01 白色无机涂料（选择） 70m²
墙面	PT-03 彩色无机涂料（选择） / 200m² MT-01 50mm高黑钛金拉丝不锈钢踢脚线（选择） 57m
地面	WF-01 地胶板（选择） 70m²

空间	卫生间
顶面	PT-02 白色防水无机涂料（选择） 2m²
墙面	CT-03 300*600mm抛光砖（选择） 18m²
地面	CT-01 300*300mm防滑砖（选择） 2m²

空间	办公室
顶面	PT-01 白色无机涂料（选择） 22m²
墙面	PT-01 白色无机涂料（选择） 66m²/ MT-01 50mm高黑钛金拉丝不锈钢踢脚线（选择） 19m
地面	WF-01 地胶板（选择） 22m²

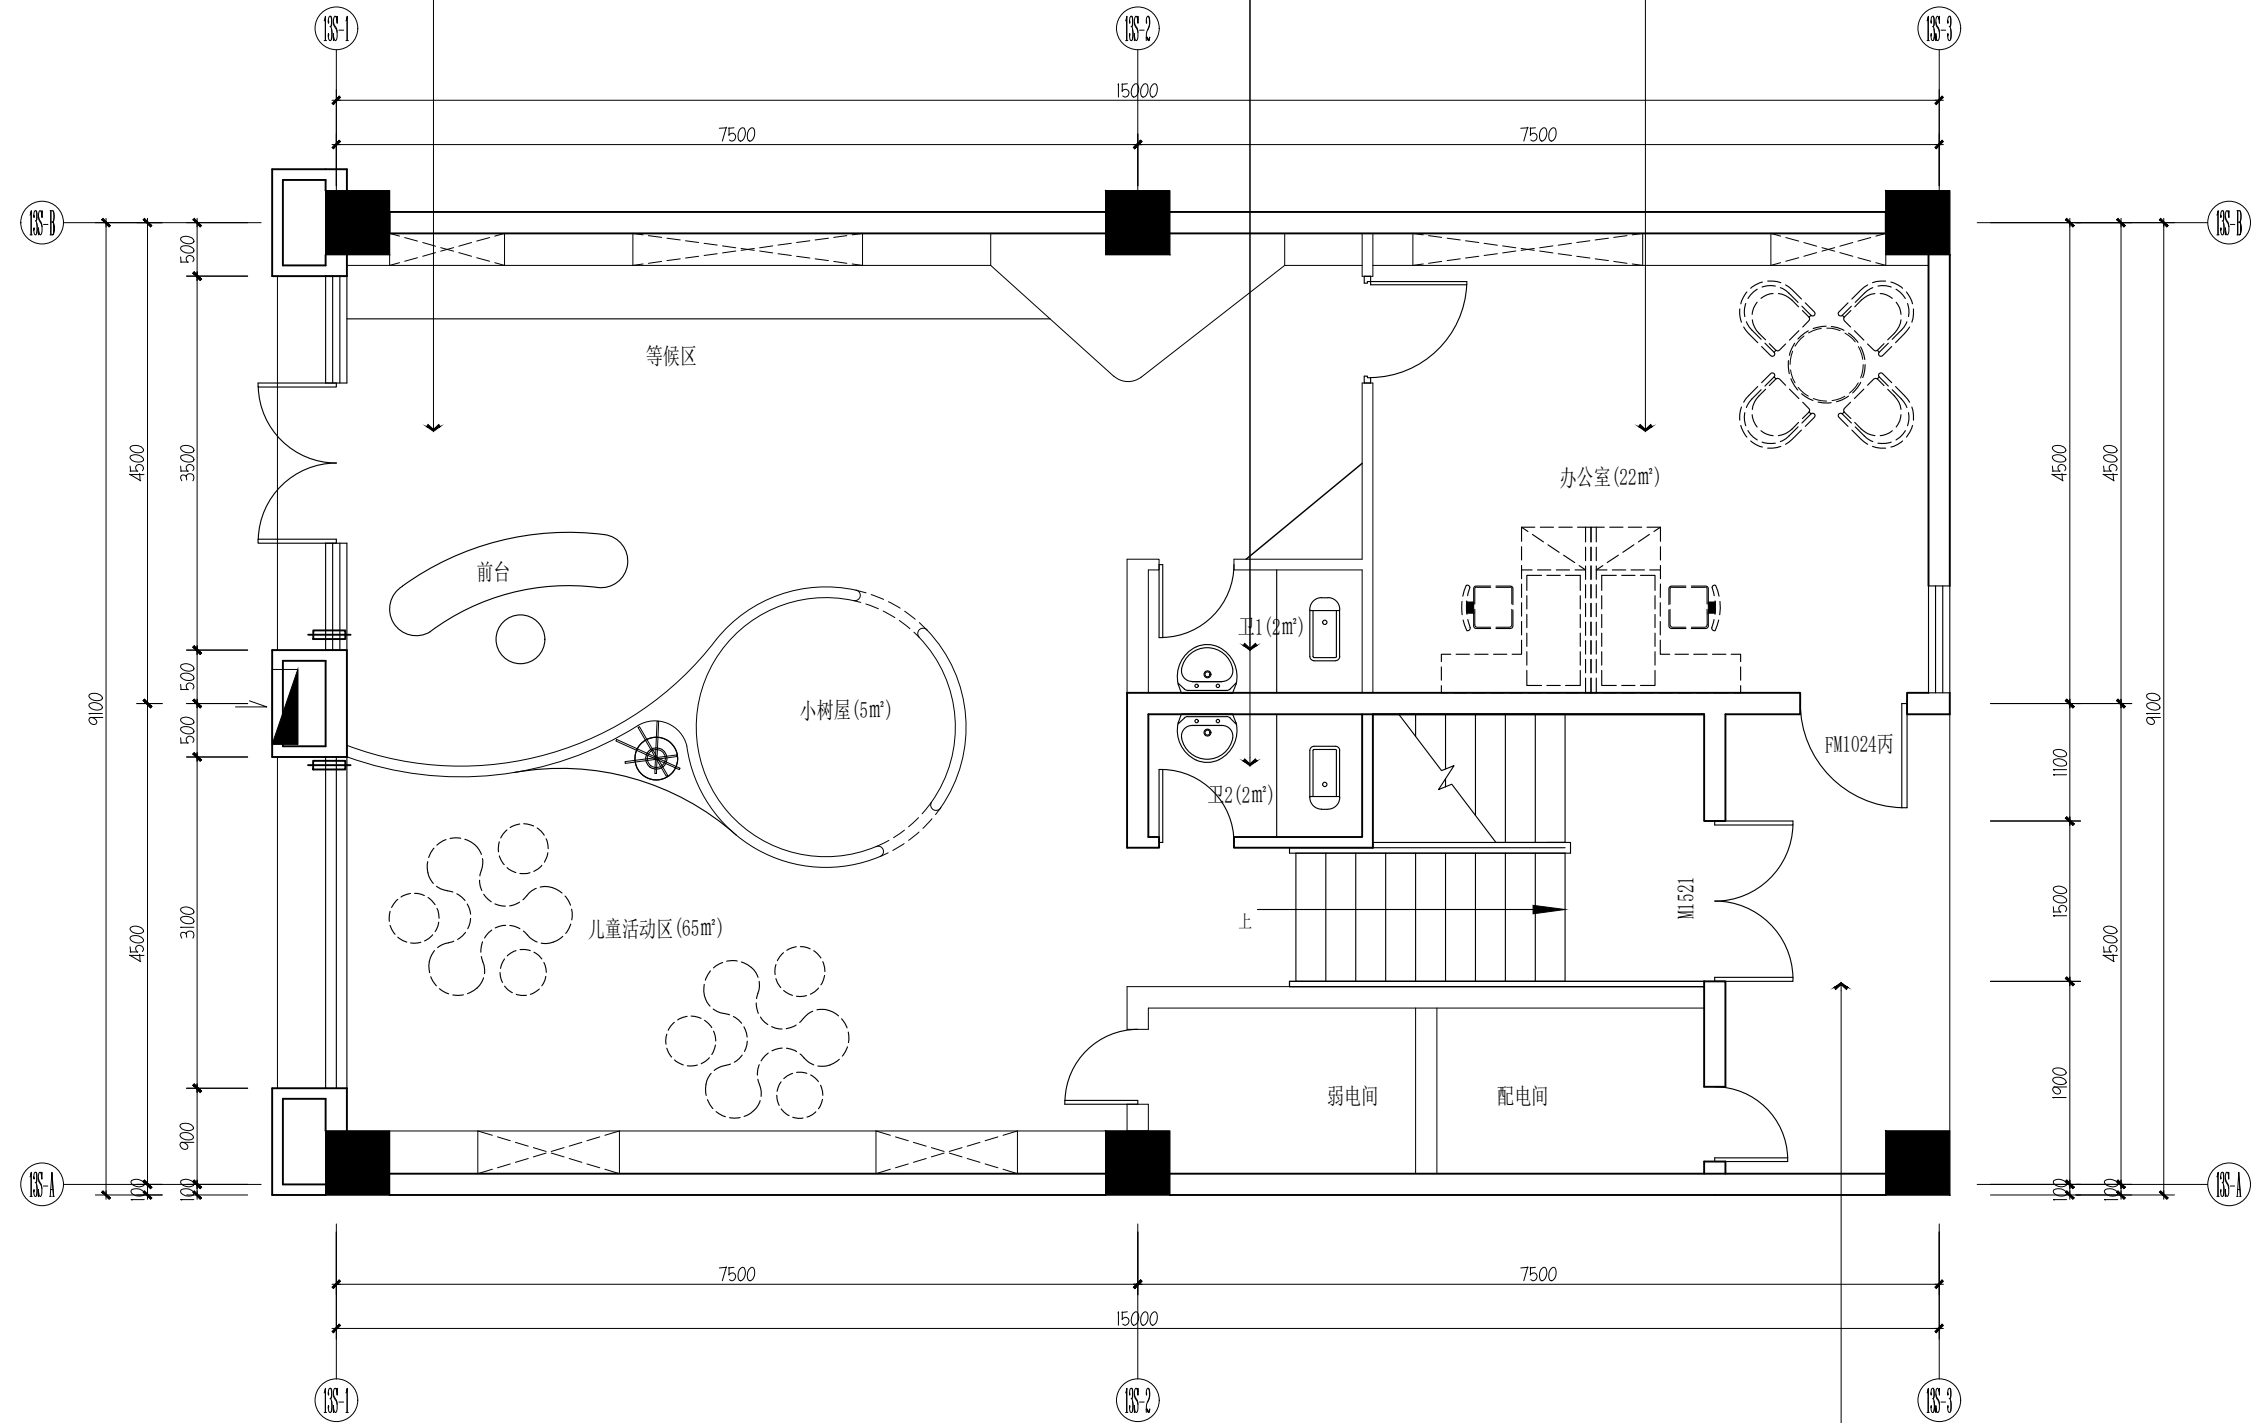


空间	-
顶面	PT-01 白色无机涂料（选择） 9m²
墙面	PT-01 白色无机涂料（选择） 31.5m²/ MT-01 50mm高黑钛金拉丝不锈钢踢脚线（选择） 9m
地面	WF-01 地胶板（选择） 9m²

01 一层立面索引图

INDEX PLAN
SCALE 1:50

 设计单位



杭州园林景观设计有限公司
— Since 1989 —

— 风景园林工程设计专项甲级 —
— 设计证书编号: A233006582 —
— 道路工程桥梁工程专业乙级 —
— 设计证书编号: A233006582 —
— 建筑工程专业乙级 —
— 设计证书编号: A233006582 —

建设单位

工程名称

平阳县昆阳镇城东
环境改造提升工程（未来社区）

工程编号

子项

类别

实名

签名

审定

审核

工程负责人

专业负责人

校对

设计

绘图

会签栏

建筑

电气

结构

暖通

给排水

弱电

图纸名称

儿童之家一层立面索引图

专业

装饰

设计阶段

初步设计


图号

1F-P-09

修改版次

出图盖章

未盖技术出图章 本图纸无效

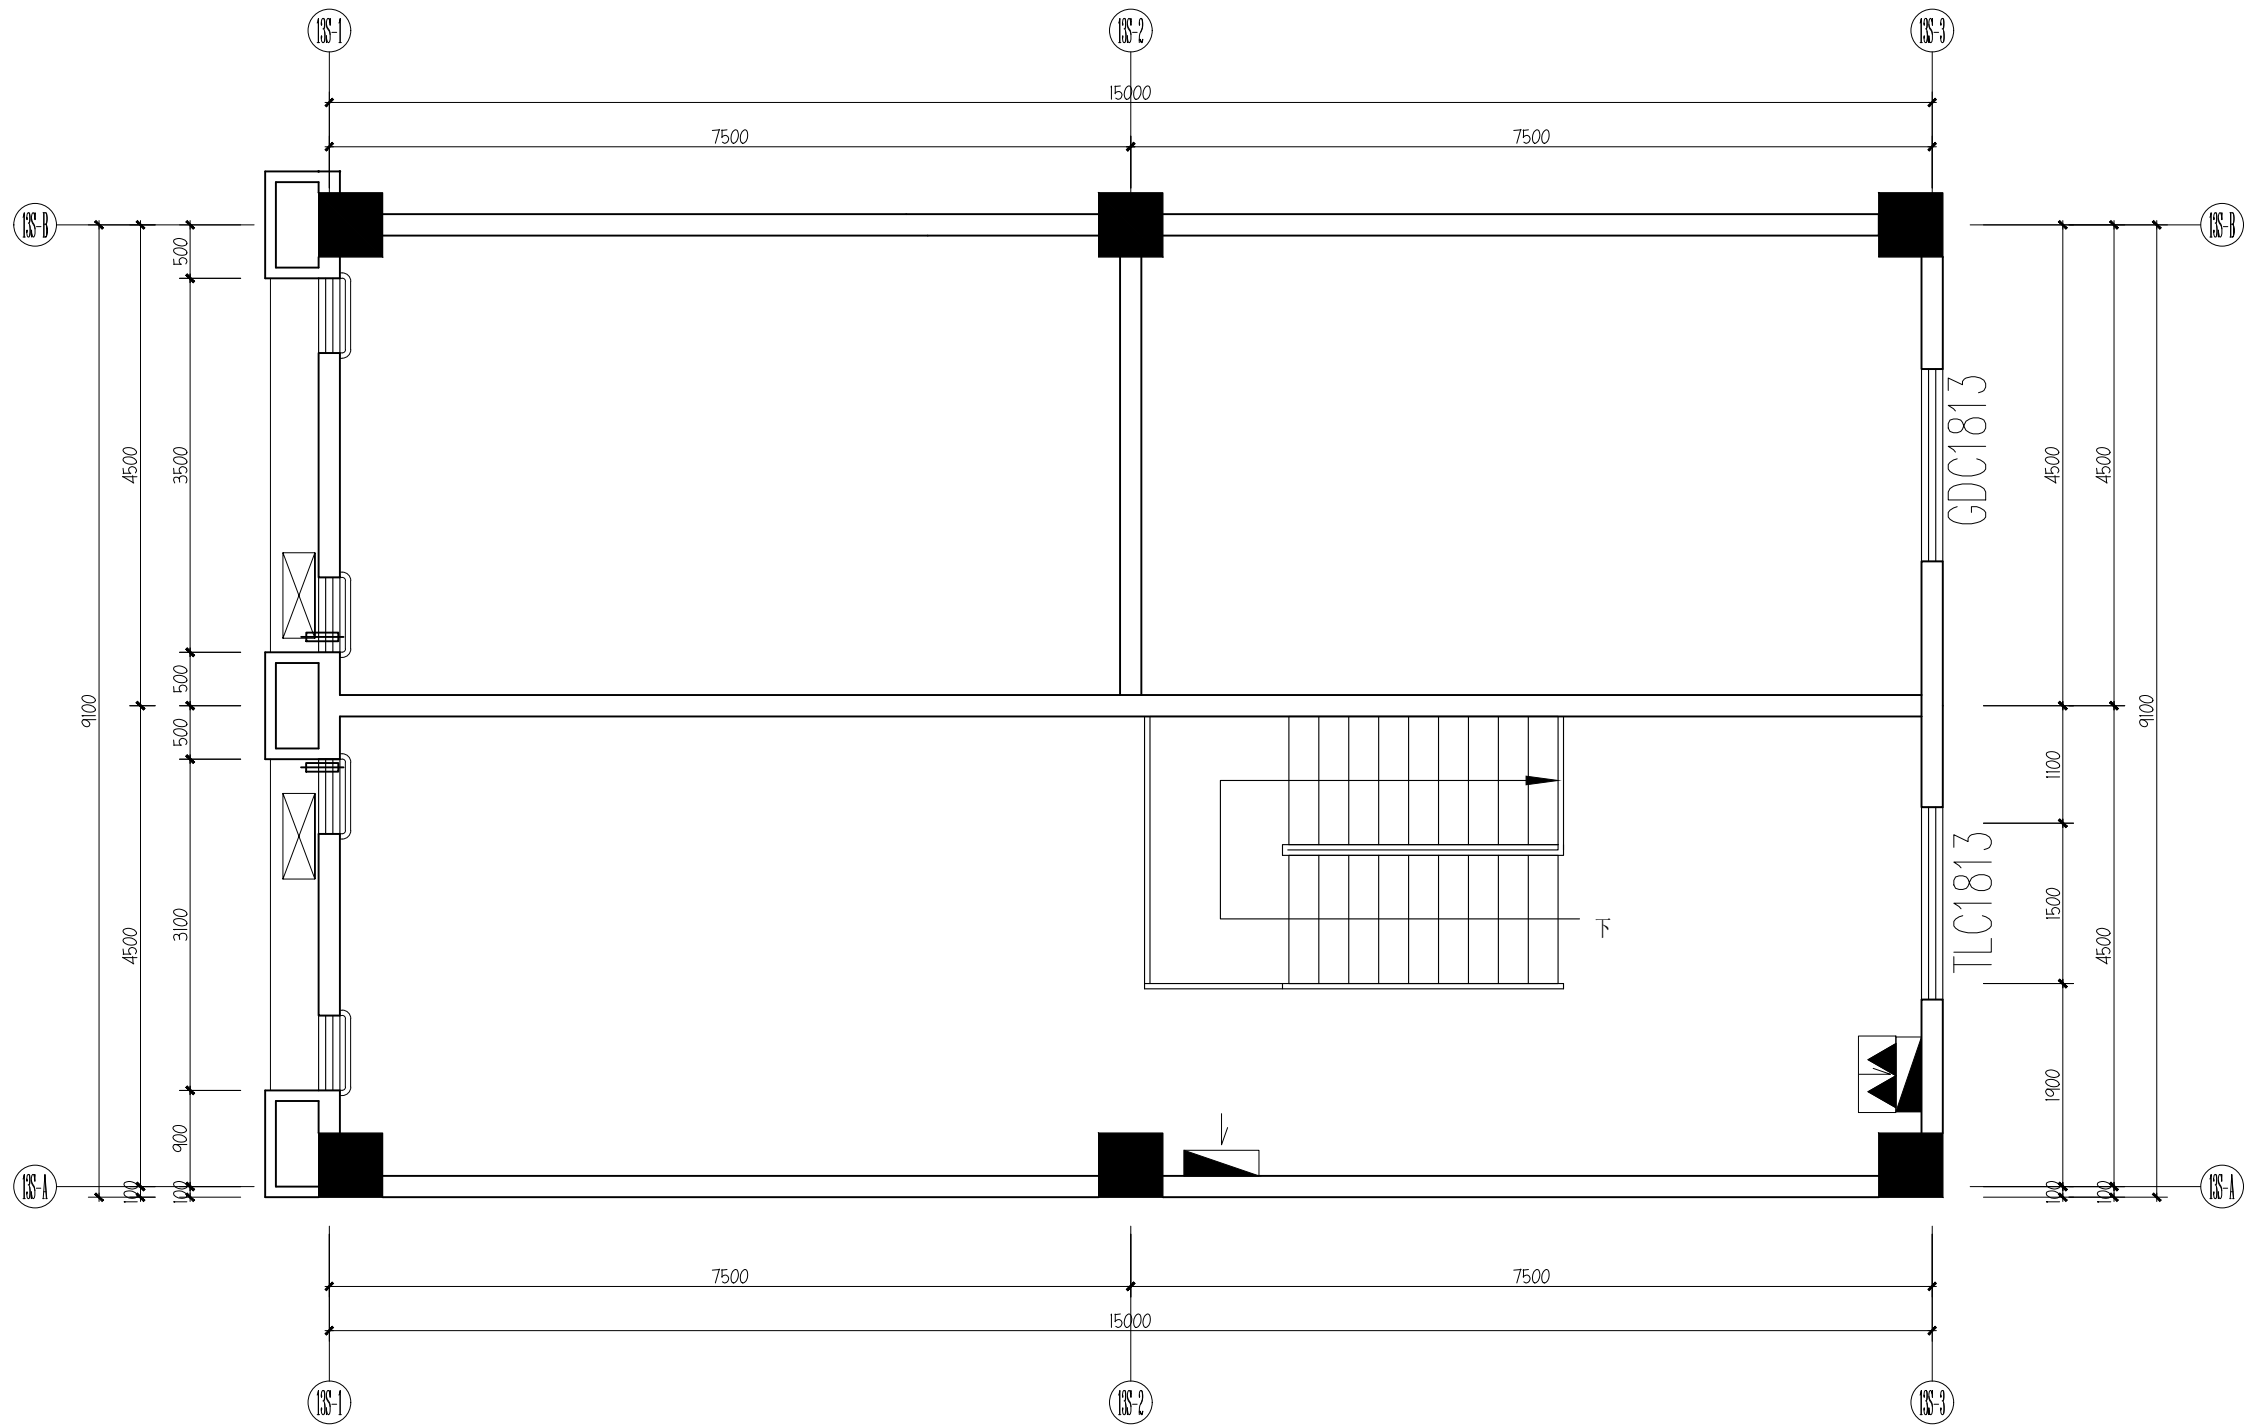


01 二层原始结构图

FIXTURE FURNISHING PLAN

SCALE 1:50

空调采用分体式

 设计单位



杭州园林景观设计有限公司

— Since 1989 —

— 风景园林工程设计专项甲级 —

设计证书编号: A233006582

— 道路工程桥梁工程专业乙级 —

设计证书编号: A233006582

— 建 筑 工 程 专 业 乙 级 —

设计证书编号: A233006582

建设单位

工程名称

平阳县昆阳镇城东
环境改造提升工程（未来社区）

工程编号

子 项

类 别

实 名

签 名

审 定

审 核

工程负责人

专业负责人

校 对

设 计

绘 图

会签栏

建 筑

电 气

结 构

暖 通

给排水

弱 电

图纸名称

儿童之家二层原始结构图

专业

装饰

设计阶段

初步设计

图号


2F-P-01

修改版次

出图盖章

未盖技术出图章 本图纸无效


A3 420X297

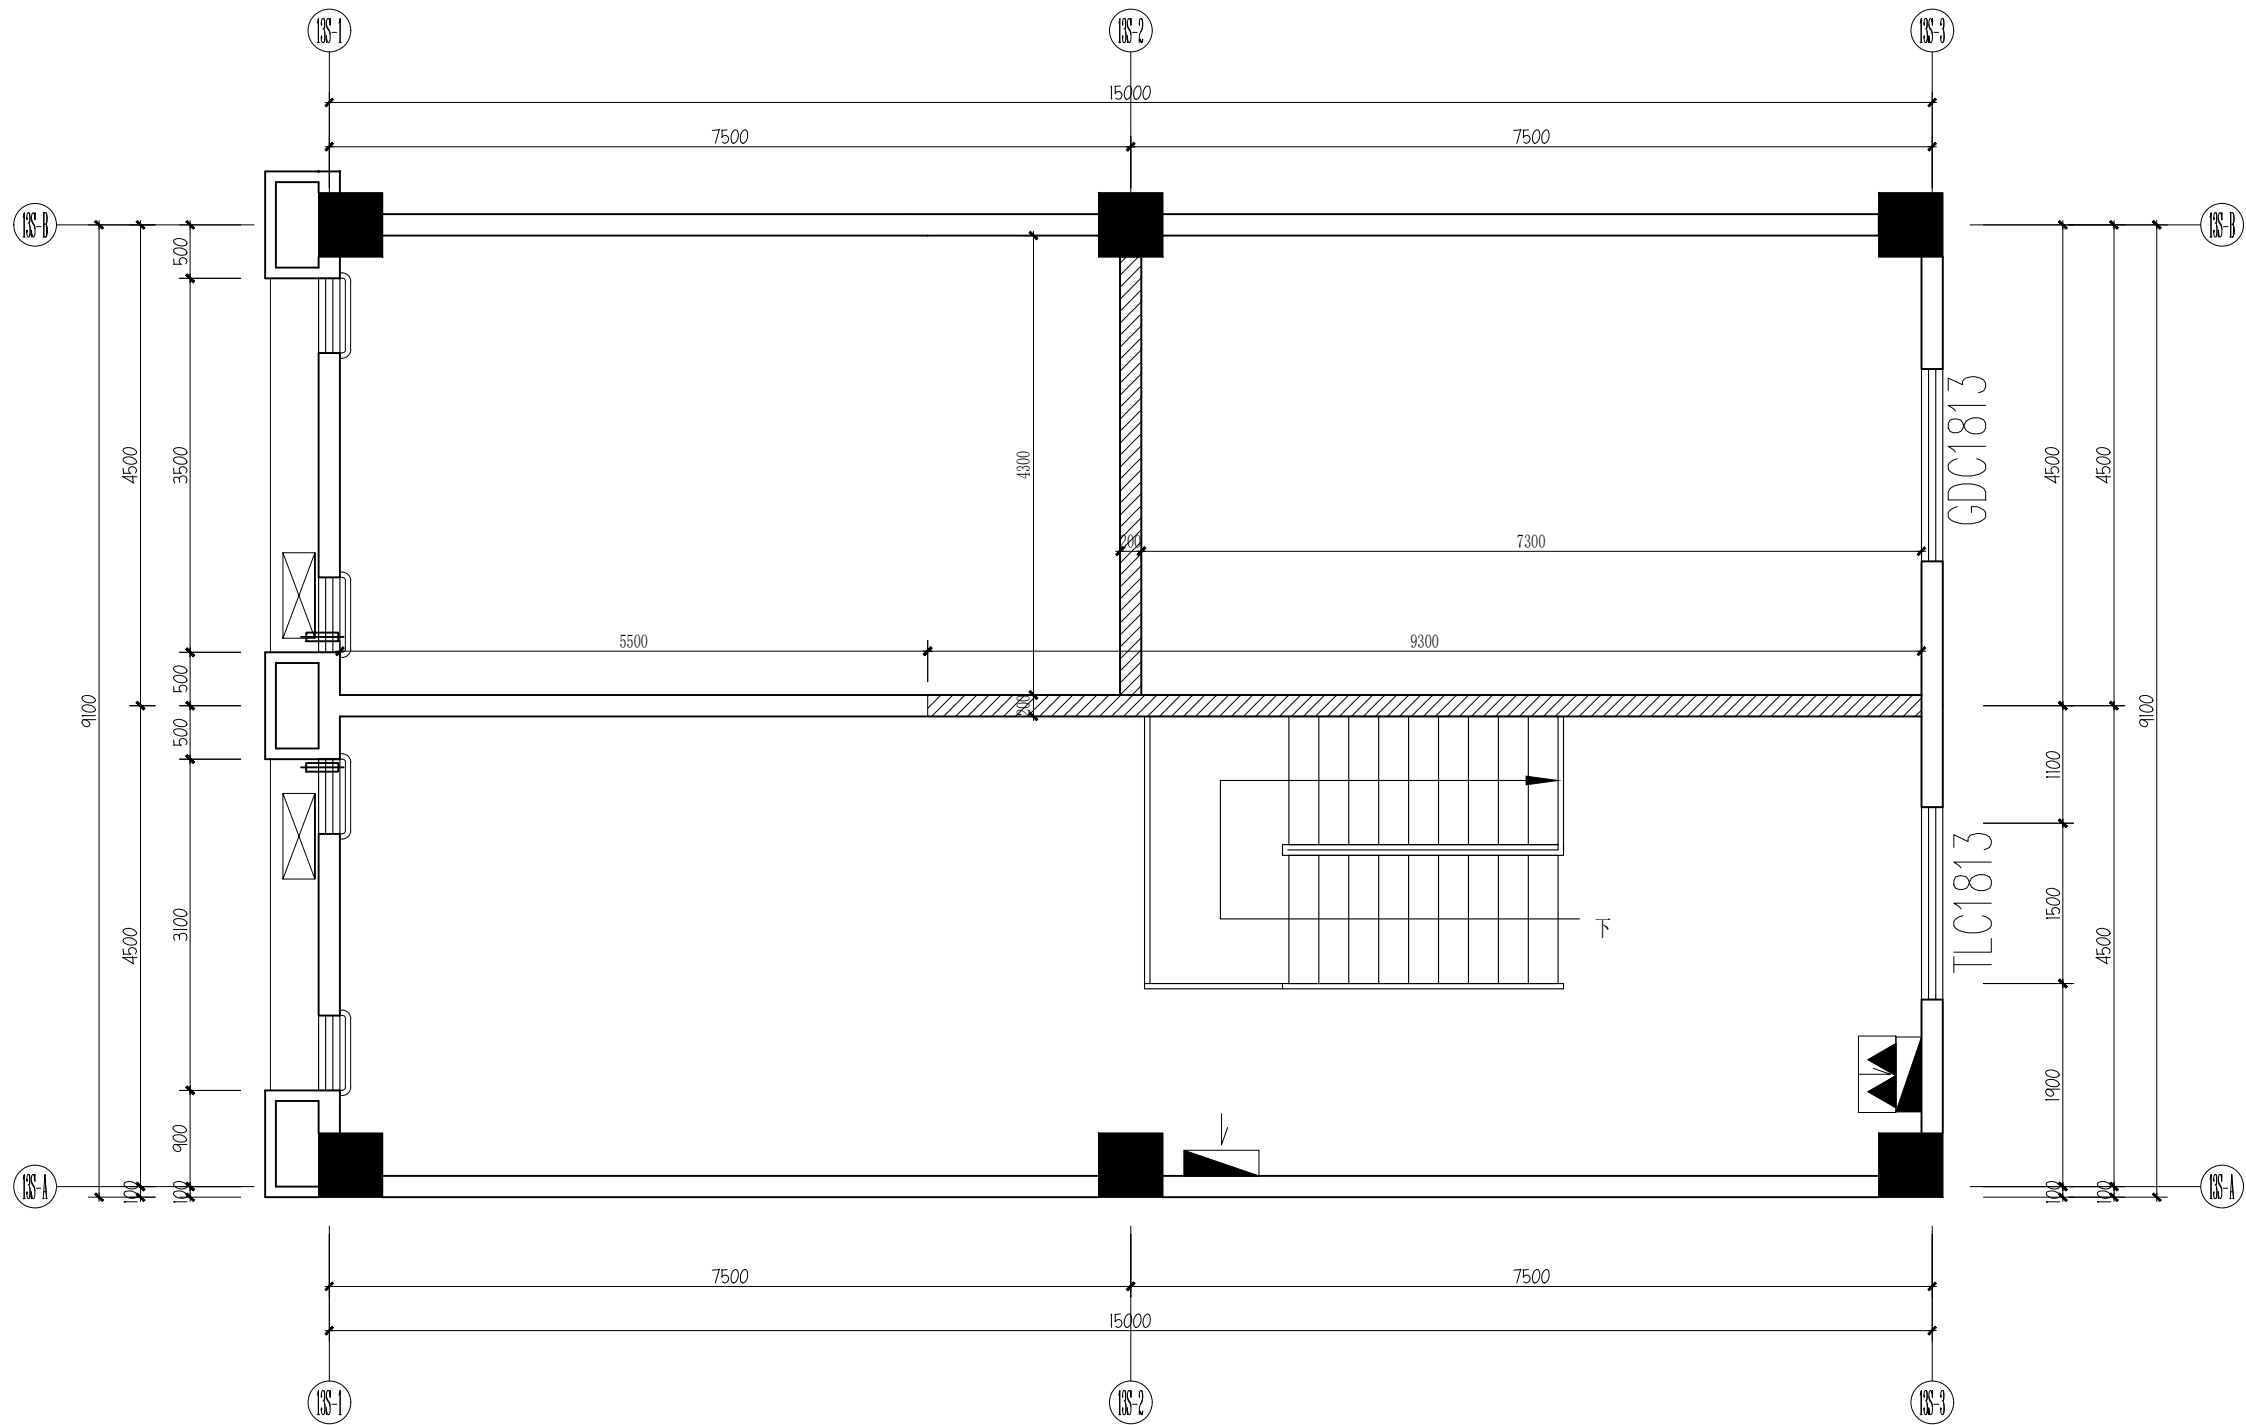

01 二层拆墙尺寸图
FIXTURE & FURNISHING PLAN
SCALE 1:50

空调采用分体式

 设计单位



杭州园林景观设计有限公司
— Since 1989 —

— 风景园林工程设计专项甲级 —
设计证书编号: A233006582
— 道路工程桥梁工程专业乙级 —
设计证书编号: A233006582
— 建 筑 工 程 专 业 乙 级 —
设计证书编号: A233006582

建设单位

工程名称

平阳县昆阳镇城东
环境改造提升工程（未来社区）

工程编号

子 项

类 别

实 名

签 名

审 定

审 核

工程负责人

专业负责人

校 对

设 计

绘 图

会签栏

建 筑

电 气

结 构

暖 通

给排水

弱 电

图纸名称

儿童之家二层拆墙尺寸图

专业

装饰

设计阶段

初步设计

图号


2F-P-02

修改版次

出图盖章

未盖技术出图章 本图纸无效

A3 420X297

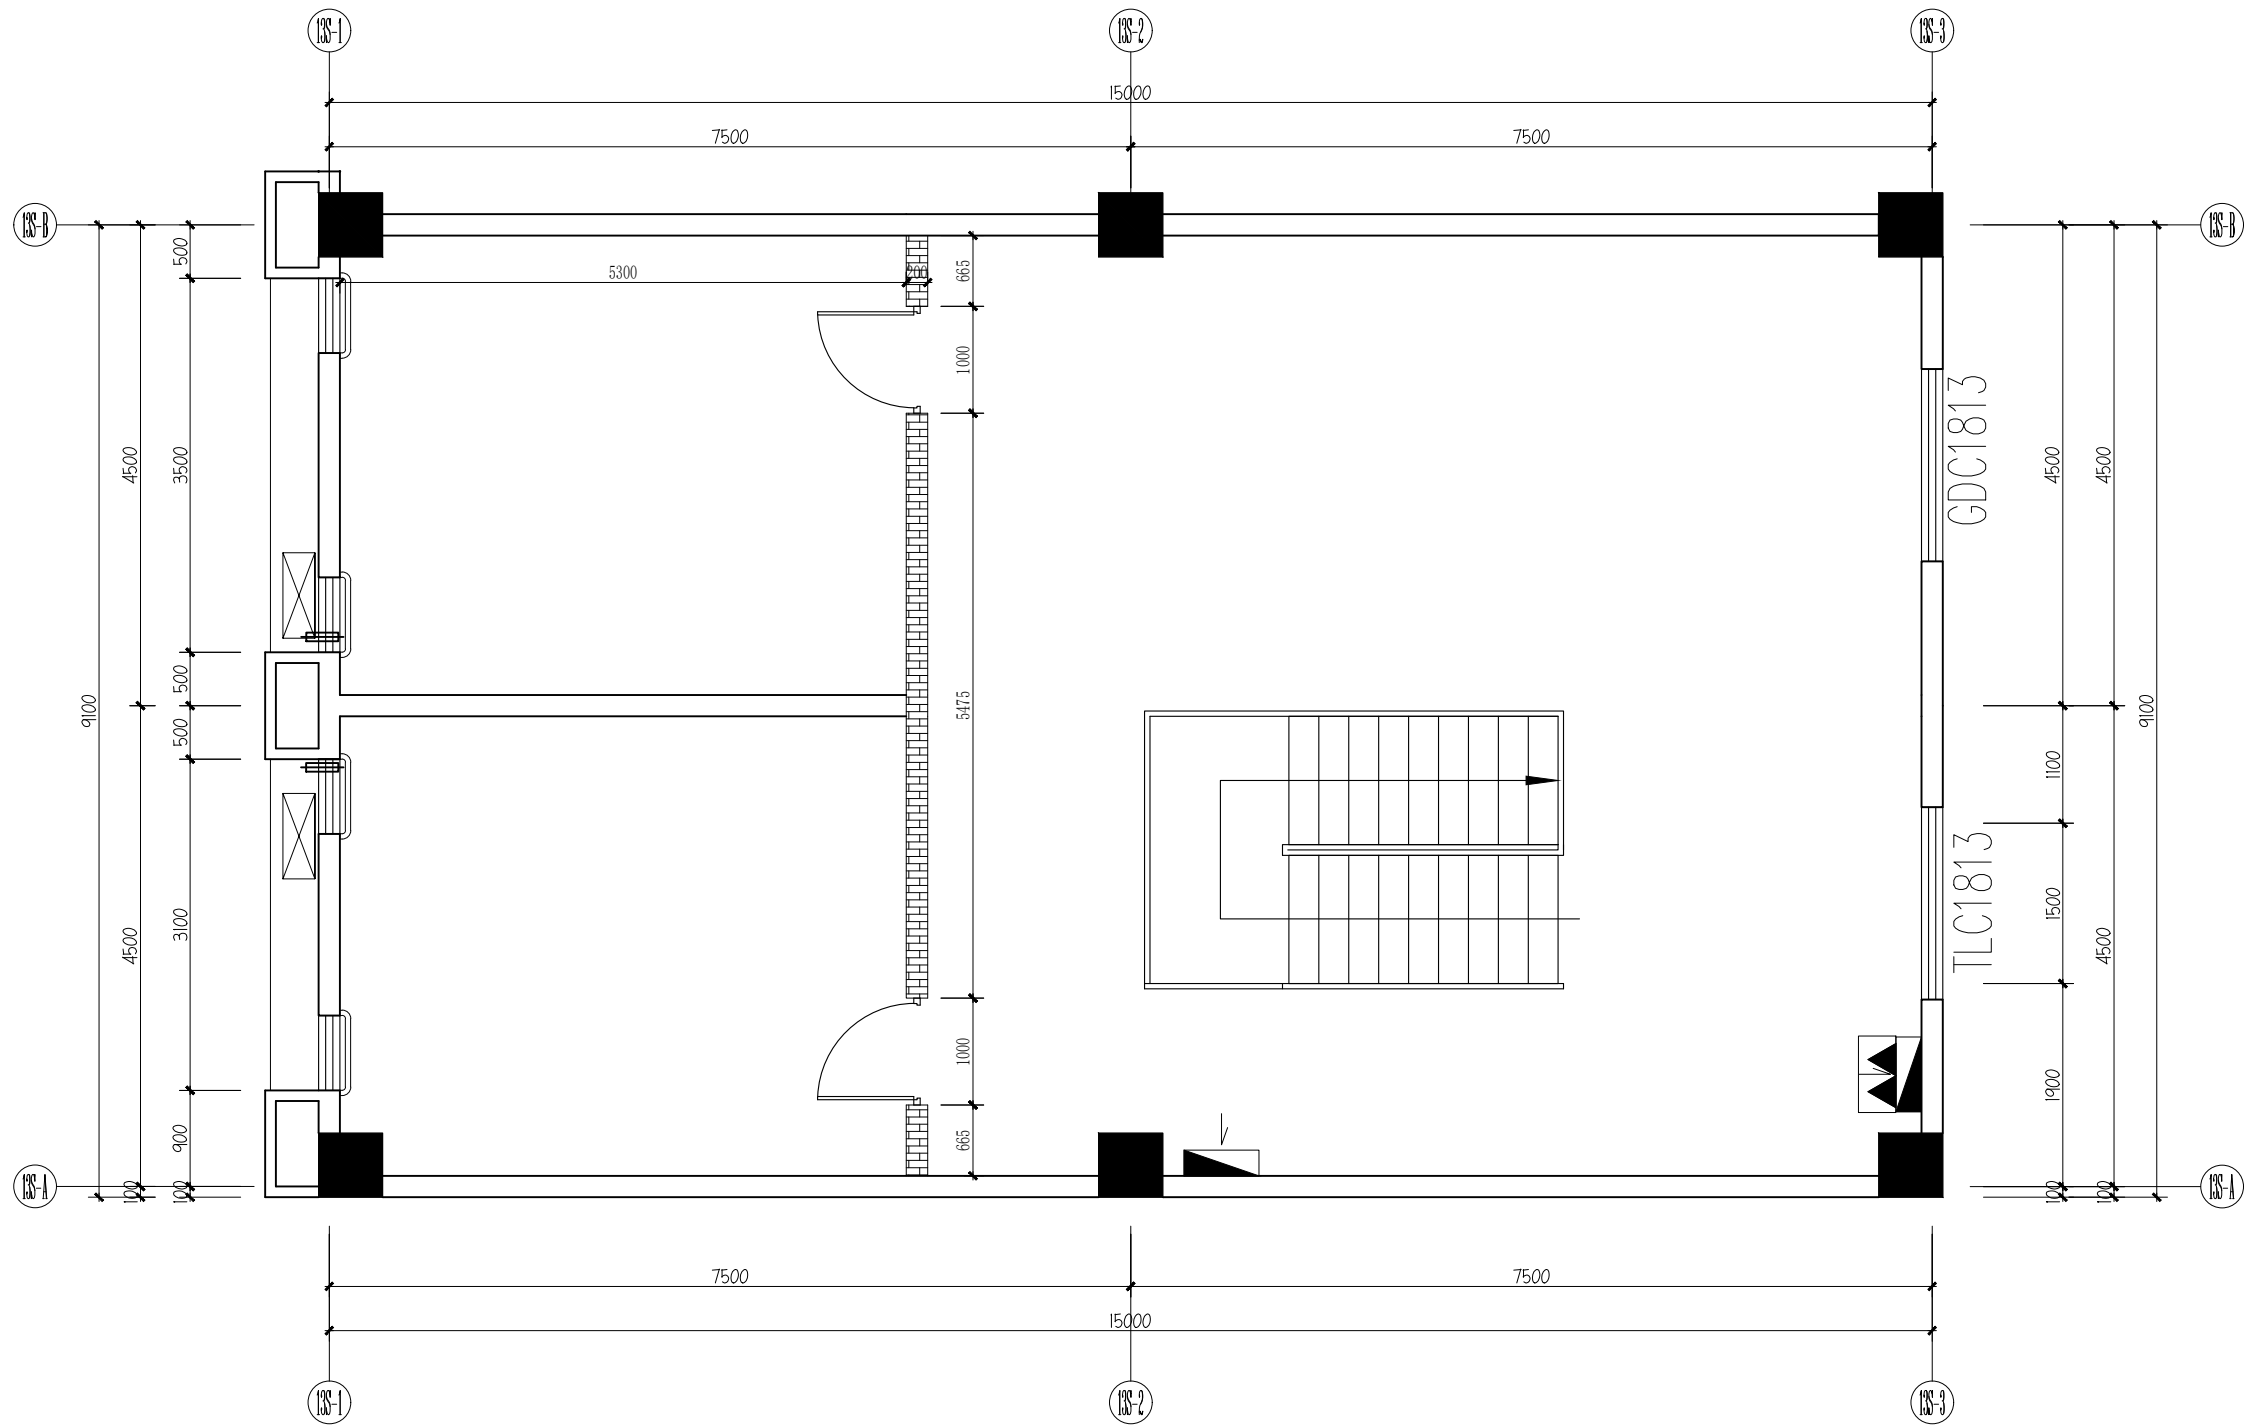

砖墙图例:

石膏板隔墙图例:


01 二层新建墙尺寸图

FIXTURE & FURNISHING PLAN

SCALE 1:50

空调采用分体式

 设计单位



杭州园林景观设计有限公司

— Since 1989 —

— 风景园林工程设计专项甲级 —
设计证书编号: A233006582
— 道路工程桥梁工程专业乙级 —
设计证书编号: A233006582
— 建 筑 工 程 专 业 乙 级 —
设计证书编号: A233006582

建设单位

工程名称

平阳县昆阳镇城东
环境改造提升工程(未来社区)

工程编号

子 项

类 别

实 名

签 名

审 定

审 核

工程负责人

专业负责人

校 对

设 计

绘 图

会签栏

建 筑

电 气

结 构

暖 通

给排水

弱 电

图纸名称

儿童之家二层新建墙尺寸图

专业

装饰

设计阶段

初步设计


图号

2F-P-03

修改版次

出图盖章


未盖技术出图章 本图纸无效

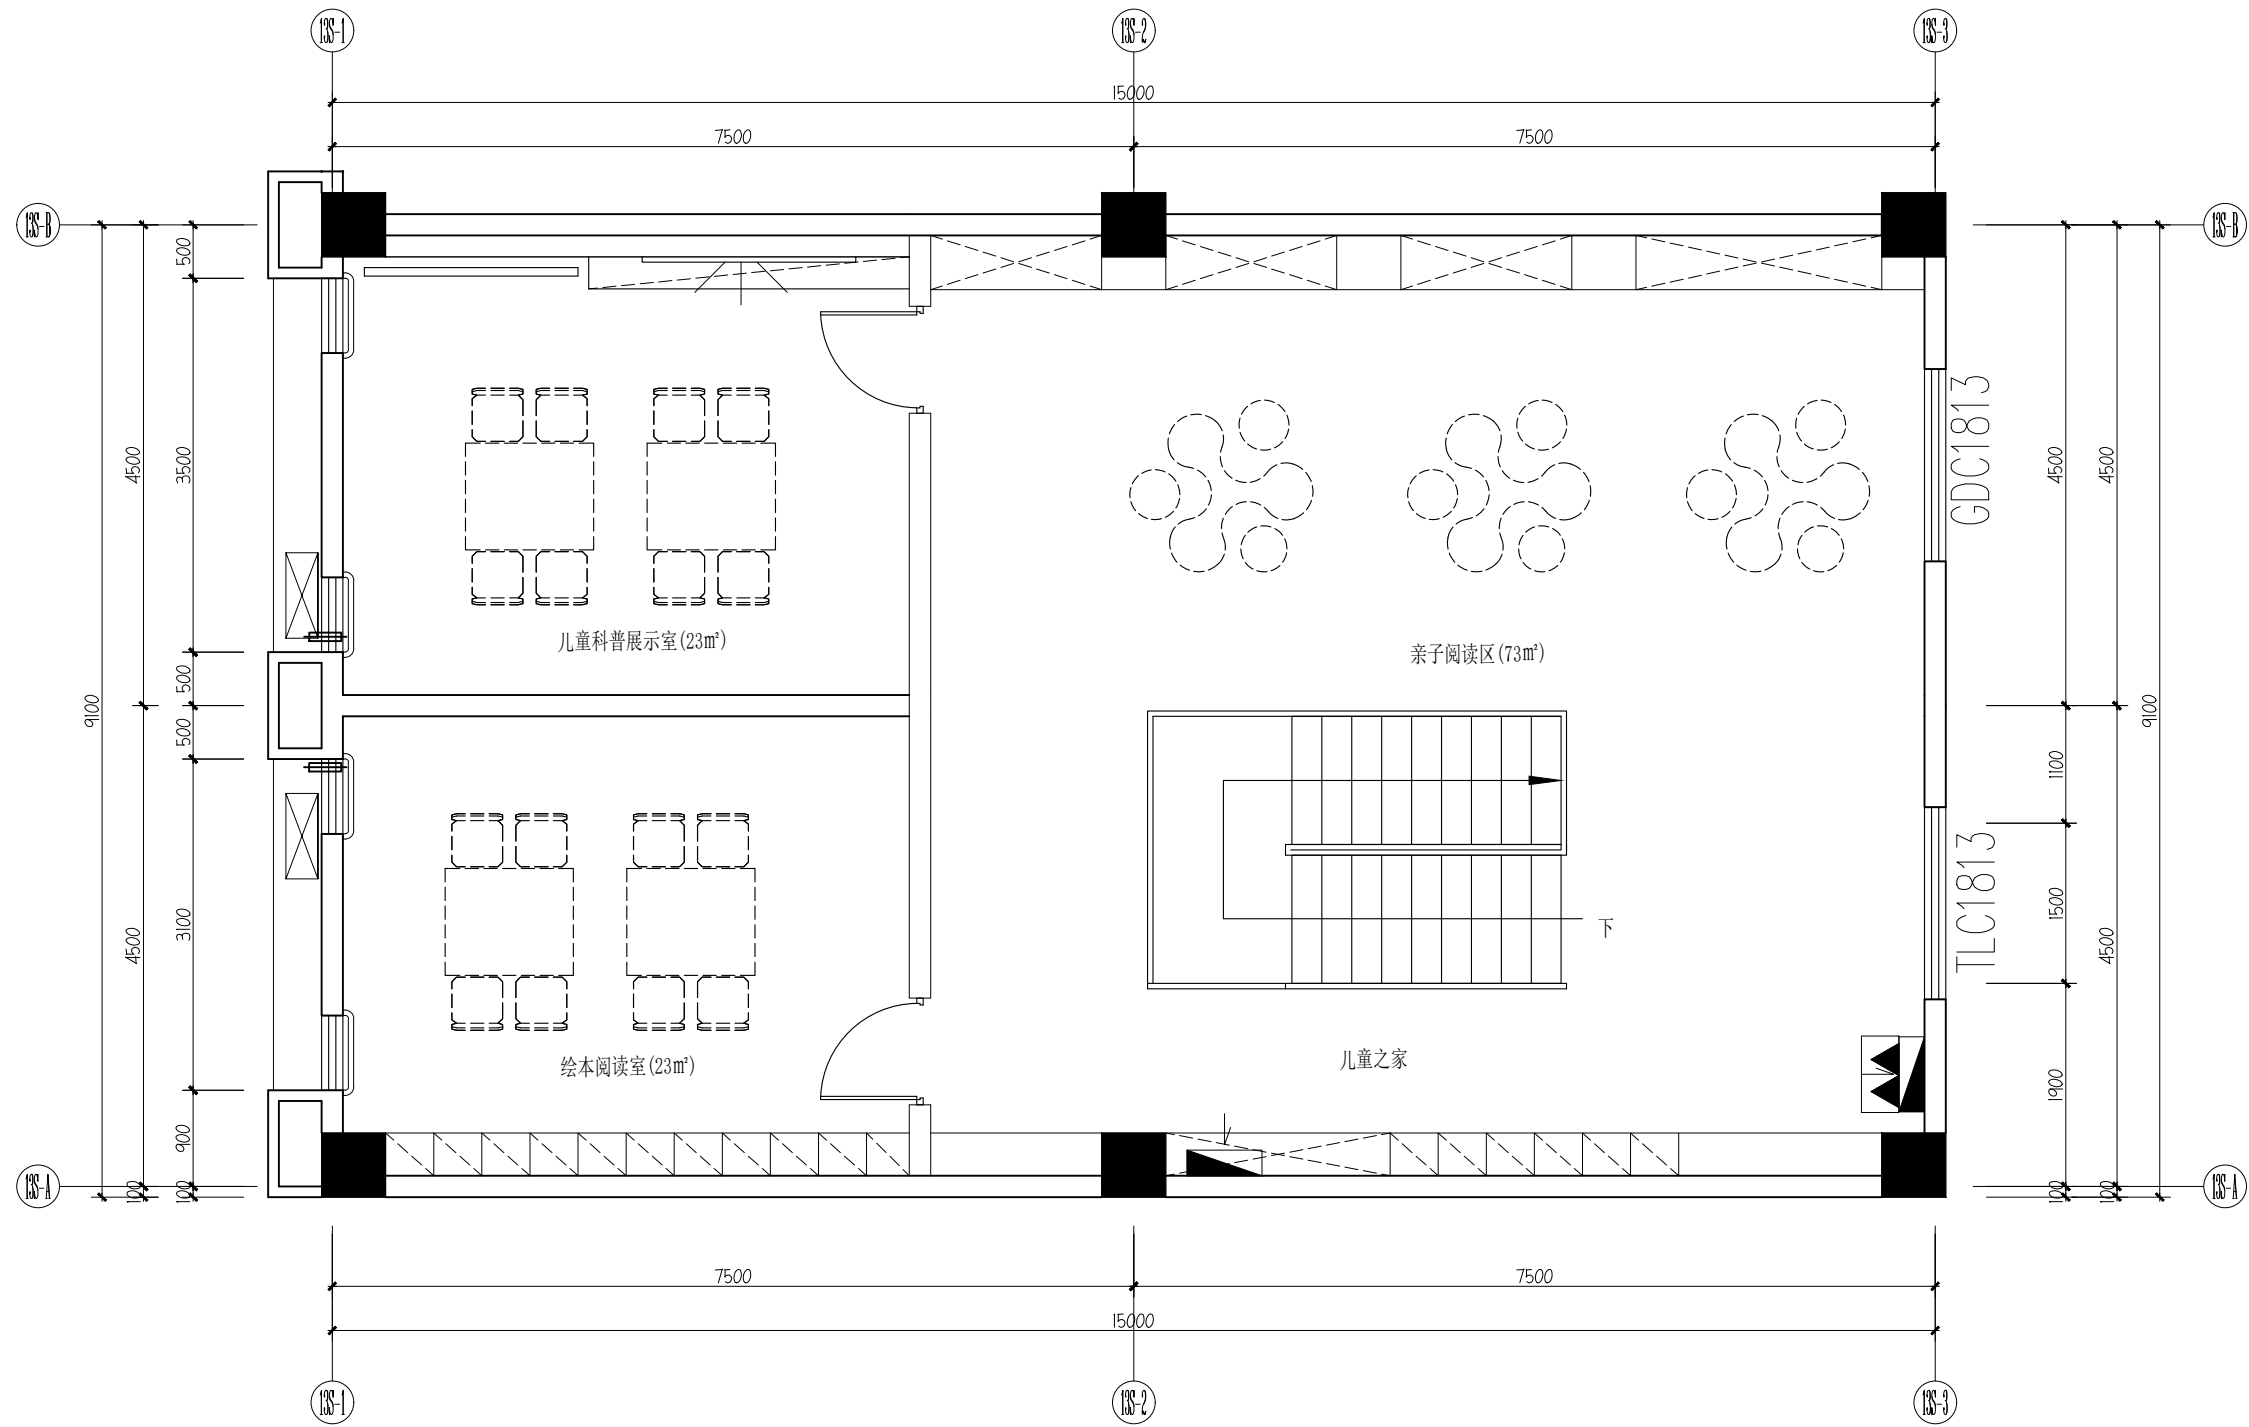

01 二层平面布置图
FIXTURE & FURNISHING PLAN
SCALE 1:50

空调采用分体式

 设计单位



杭州园林景观设计有限公司
— Since 1989 —

— 风景园林工程设计专项甲级 —
设计证书编号: A233006582
— 道路工程桥梁工程专业乙级 —
设计证书编号: A233006582
— 建筑工程专业乙级 —
设计证书编号: A233006582

建设单位

工程名称

平阳县昆阳镇城东
环境改造提升工程(未来社区)

工程编号

子项

类别

实名

签名

审定

审核

工程负责人

专业负责人

校对

设计

绘图

会签栏

建筑

电气

结构

暖通

给排水

弱电

图纸名称

儿童之家二层平面布置图

专业

装饰

设计阶段

初步设计

图号

2F-P-04

修改版次

出图盖章

设计单位

杭州园林景观设计有限公司

Since 1989

— 风景园林工程设计专项甲级 —

— 设计证书编号: A233006582 —

— 道路工程桥梁工程专业乙级 —

— 设计证书编号: A233006582 —

— 建筑工程专业乙级 —

— 设计证书编号: A233006582 —

建设单位

工程名称


平阳县昆阳镇城东
环境改造提升工程（未来社区）

工程编号			
子 项			
类 别	实 名	签 名	
审 定			
审 核			
工程负责人			
专业负责人			
校 对			
设 计			
绘 图			
会签栏			
建 筑		电 气	
结 构		暖 通	
给排水		弱 电	

图纸名称			
儿童之家二层天花布置图			
专业	装饰	设计阶段	初步设计
图号	2F-P-05	修改版次	

出图盖章

未盖技术出图章 本图纸无效

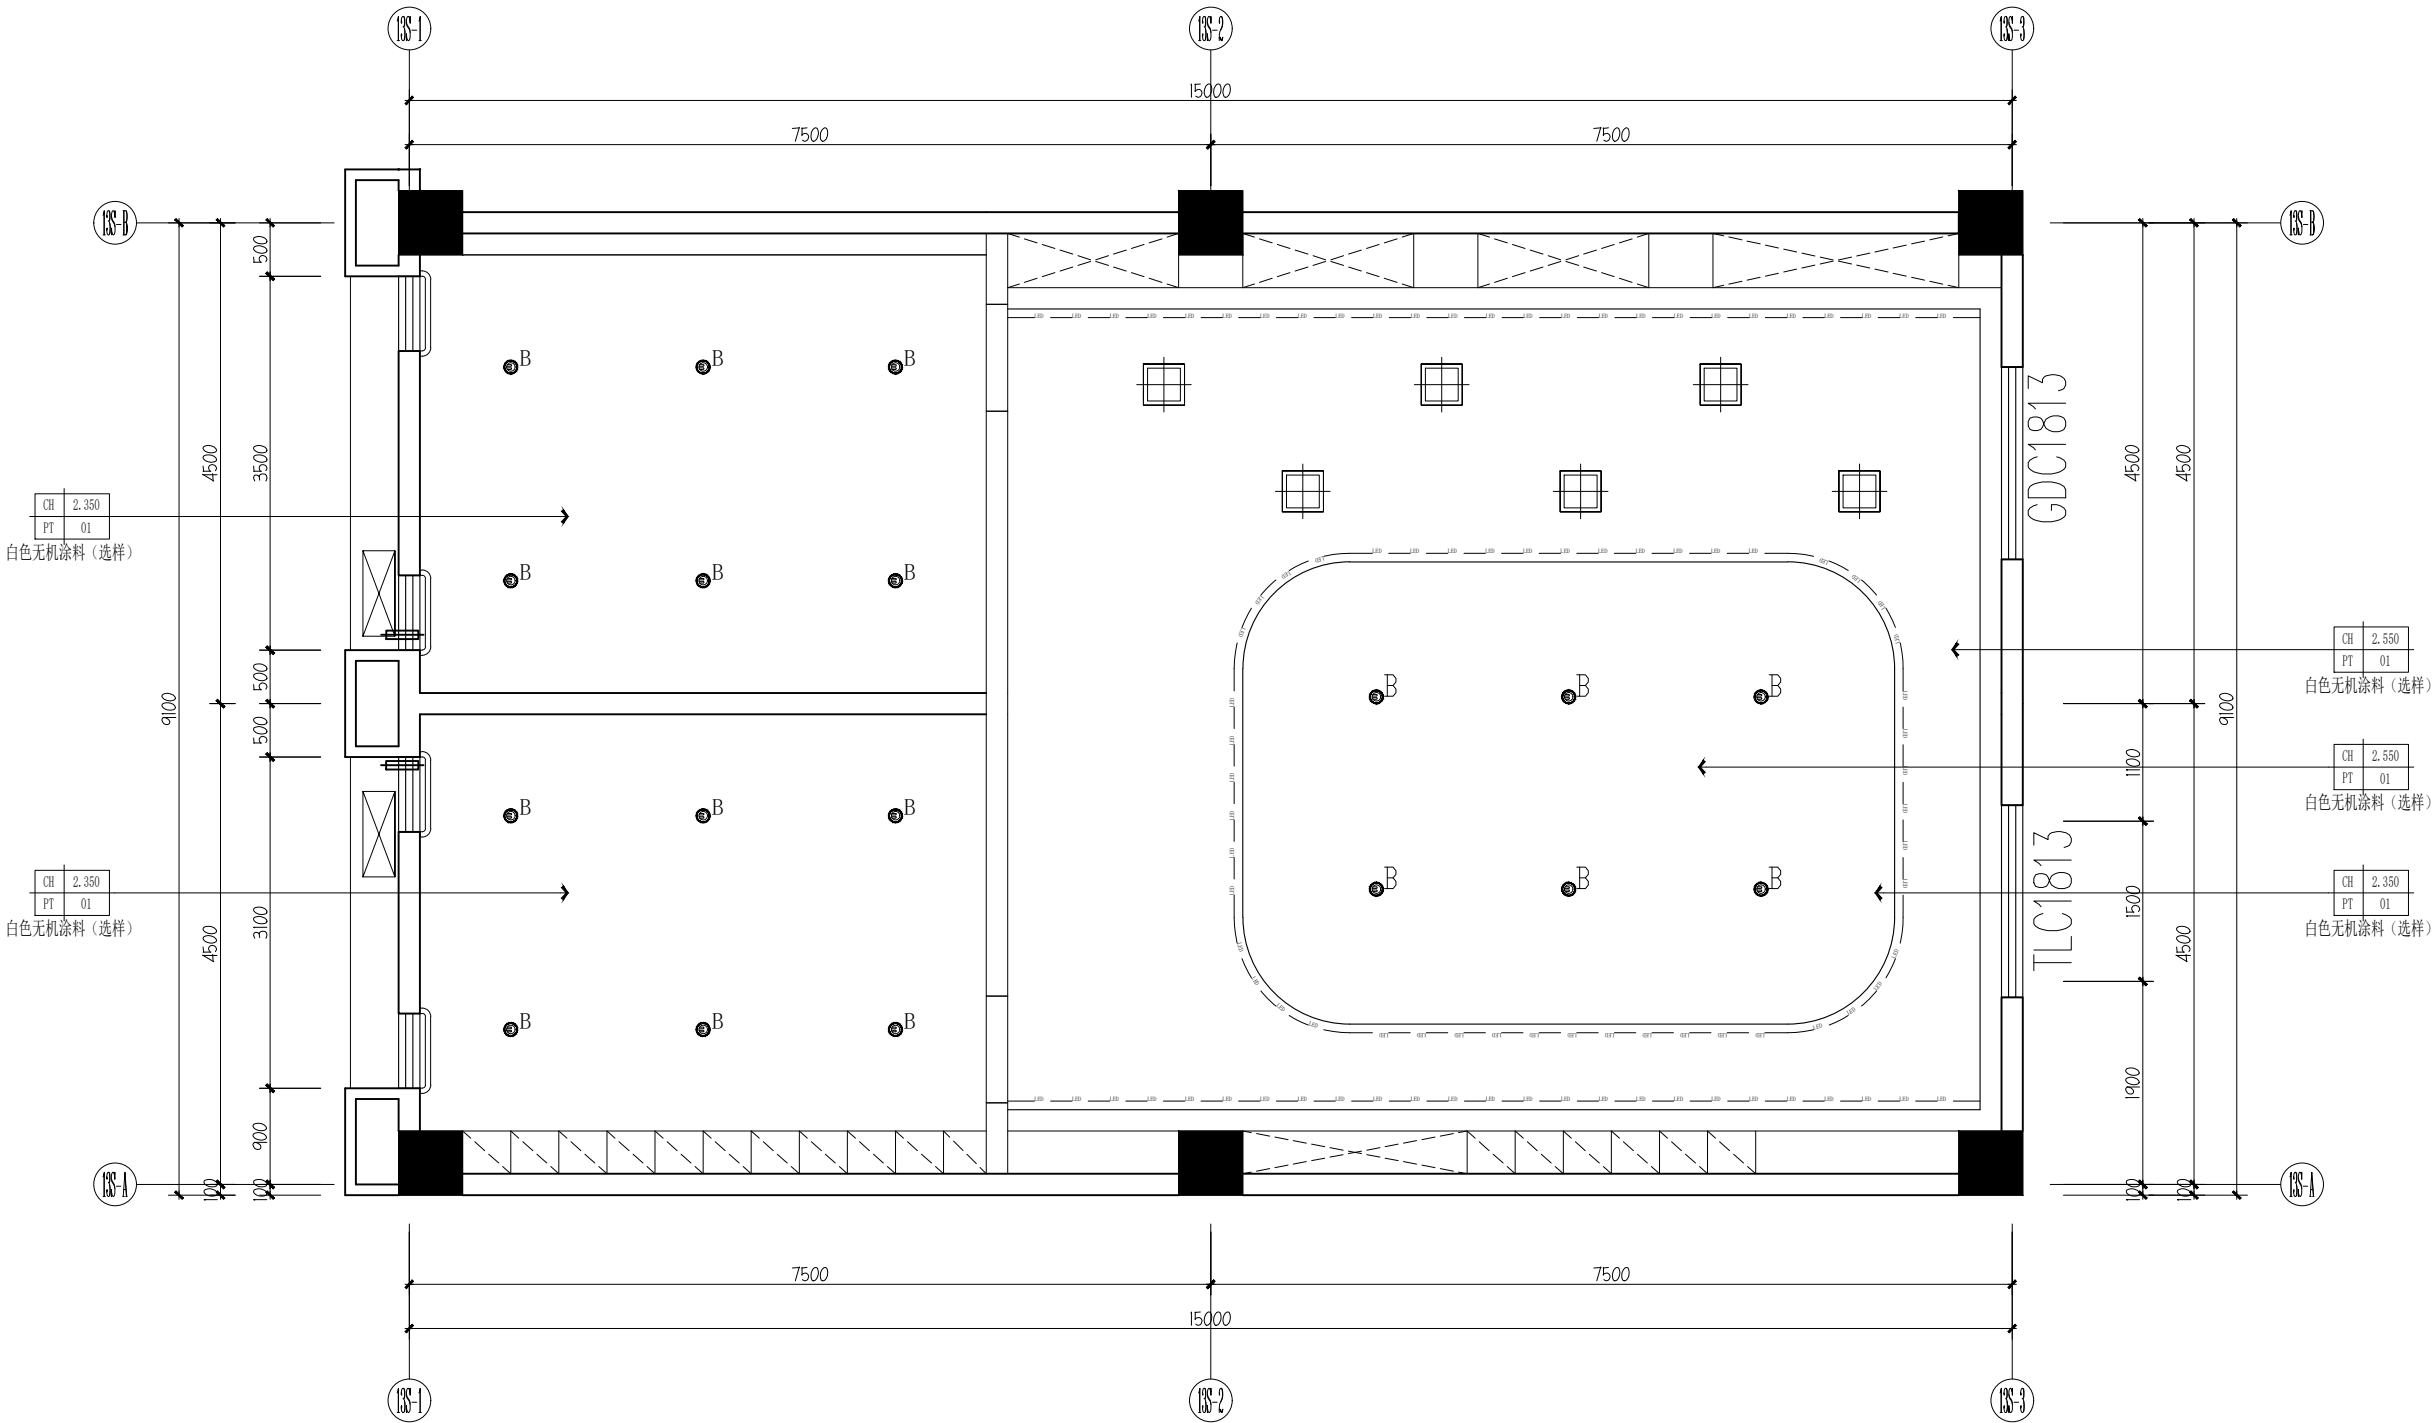

01 二层天花布置图 REFLECTED CEILING PLAN SCALE 1:50

图例	名称	光源、色温、材质	安装形式（米）
●	LED筒灯	8W、3500K	嵌入式
● ^{WA}	LED防雾筒灯	5W、3500K	嵌入式
—	LED灯带	8W/m、3500K	嵌入式
⊞	艺术吊灯	8W、3500K	吊装
▨	灯膜	3500K	
●	吸顶灯	36W、3500K	
⊞	换气扇（顶面）		



—— 风景园林工程设计专项甲级 ——
设计证书编号: A233006582

—— 道路工程桥梁工程专业乙级 ——
设计证书编号: A233006582

—— 建筑工程专业乙级 ——
设计证书编号: A233006582

建设单位

工程名称	
------	--

平阳县昆阳镇城东
环境改造提升工程（未来社区）

工程编号			
子 项			
类 别	实 名	签 名	
审 定			
审 核			
工程负责人			
专业负责人			
校 对			
设 计			
绘 图			
会签栏			
建 筑		电 气	
结 构		暖 通	
给排水		弱 电	


图纸名称

儿童之家二层天花放线图

专业	装饰	设计阶段	初步设计
图号	2F-P-06	修改版次	


出图盖章

未盖技术出图章 本图纸无效

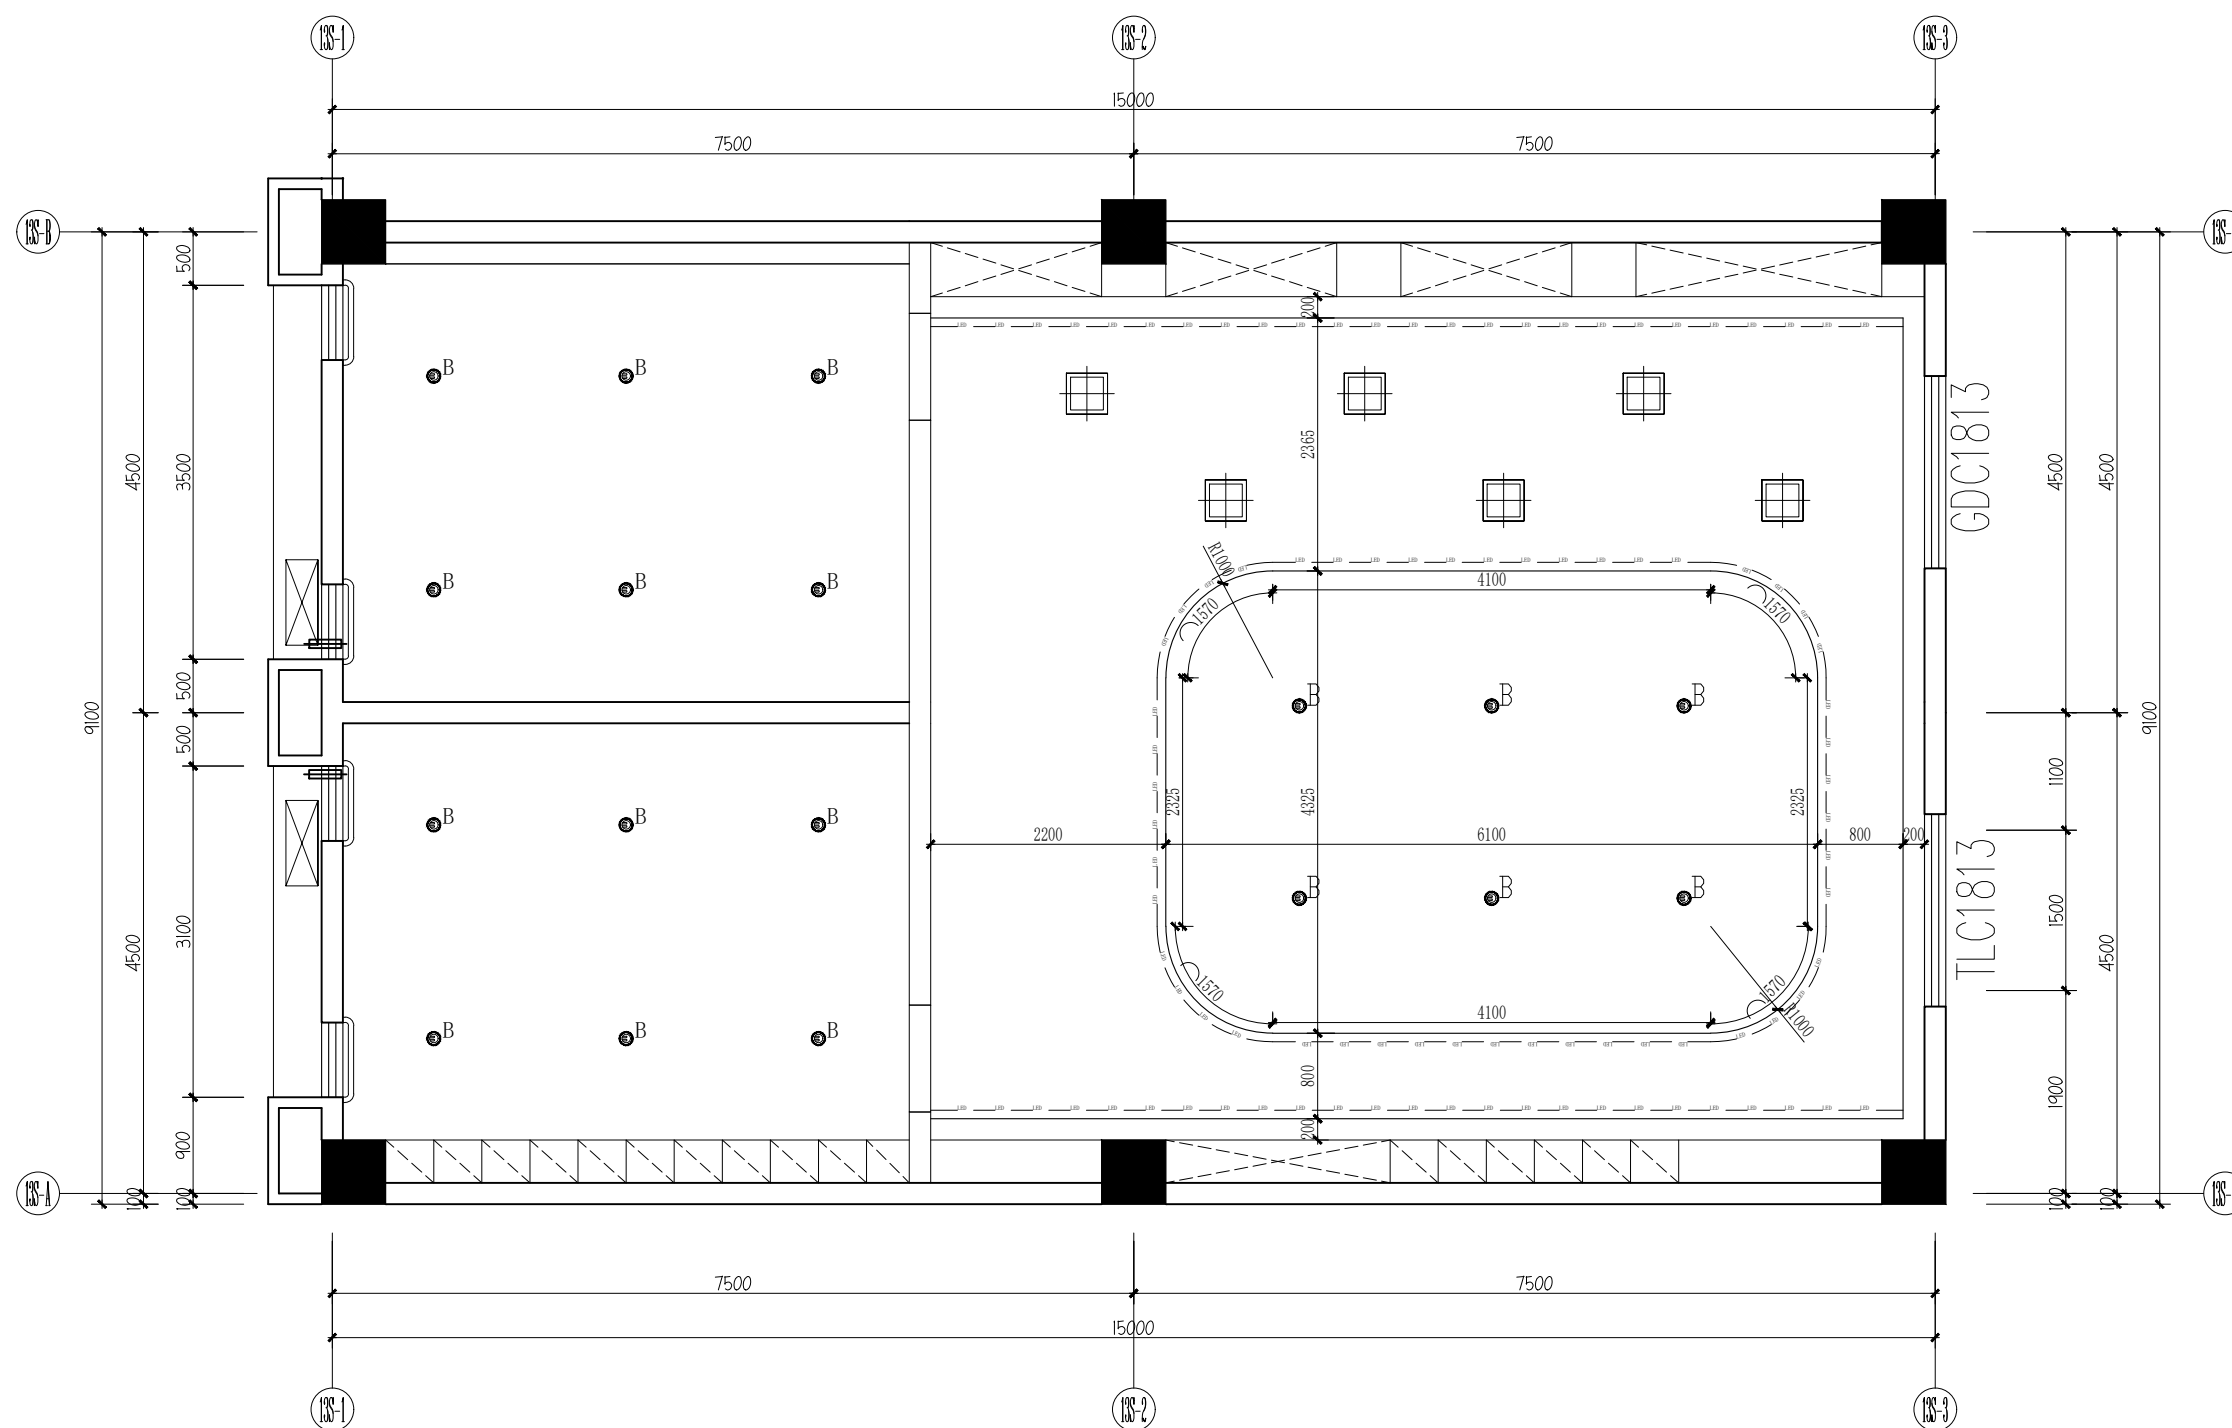

图例	名称	光源、色温、材质	安装形式（米）
	LED筒灯	8W、3500K	嵌入式
	LED防雾筒灯	5W、3500K	嵌入式
	LED灯带	8W/m、3500K	嵌入式
	艺术吊灯	8W、3500K	吊装
	灯膜	3500K	
	吸顶灯	36W、3500K	
	换气扇（顶面）		


01 二层天花放线图

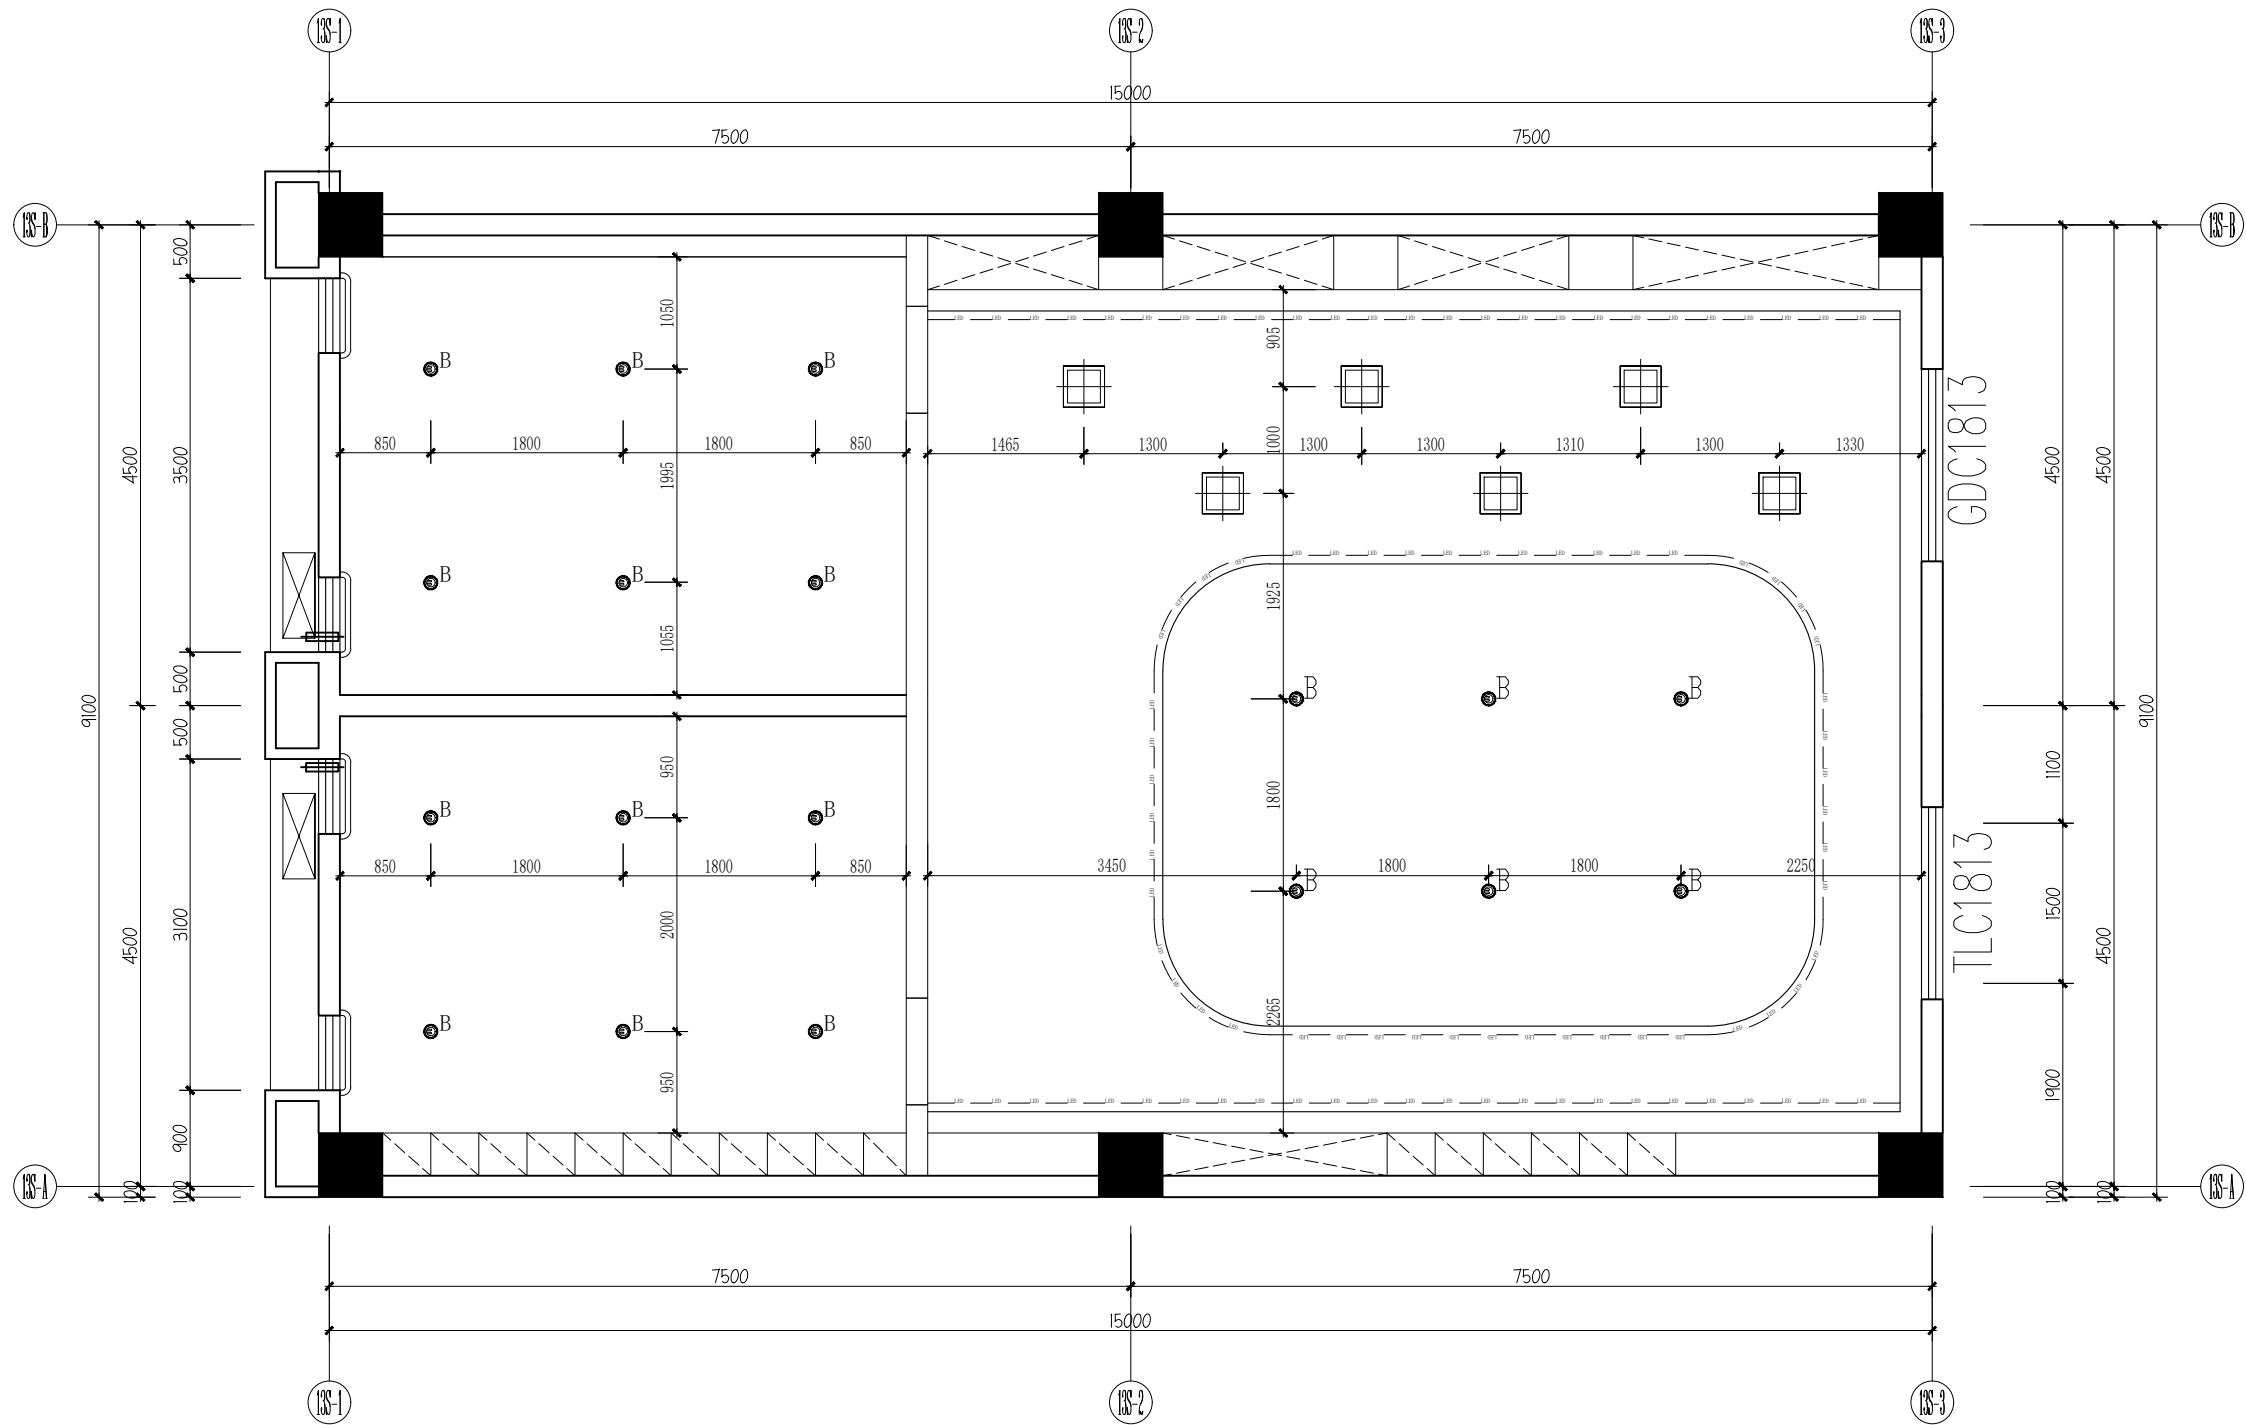

01 LAMPS AND LANTERNS PLAN
二层灯具定位图 SCALE 1:50

图例	名称	光源、色温、材质	安装形式 (米)
●B	LED筒灯	8W、3500K	嵌入式
●WA	LED防雾筒灯	5W、3500K	嵌入式
—	LED灯带	8W/m、3500K	嵌入式
□	艺术吊灯	8W、3500K	吊装
▨	灯膜	3500K	
●	吸顶灯	36W、3500K	
□	换气扇 (顶面)		

 设计单位



杭州园林景观设计有限公司
— Since 1989 —

— 风景园林工程设计专项甲级 —
设计证书编号: A233006582

— 道路工程桥梁工程专业乙级 —
设计证书编号: A233006582

— 建 筑 工 程 专 业 乙 级 —
设计证书编号: A233006582

建设单位

工程名称

平阳县昆阳镇城东
环境改造提升工程 (未来社区)

工程编号			
子 项			
类 别	实 名	签 名	
审 定			
审 核			
工程负责人			
专业负责人			
校 对			
设 计			
绘 图			
会签栏			
建 筑		电 气	
结 构		暖 通	
给排水		弱 电	

图纸名称


儿童之家二层灯具定位图

专业	装饰	设计阶段	初步设计
图号	2F-P-07	修改版次	

出图盖章

未盖技术出图章 本图纸无效

空间	儿童科普展示室
顶面	PT-01 白色无机涂料（选样） 23m²
墙面	PT-03 彩色无机涂料（选样） / 44.6m² MT-01 50mm高黑钛金拉丝不锈钢踢脚线（选样） 19m
地面	WF-01 地胶板（选样） 23m²

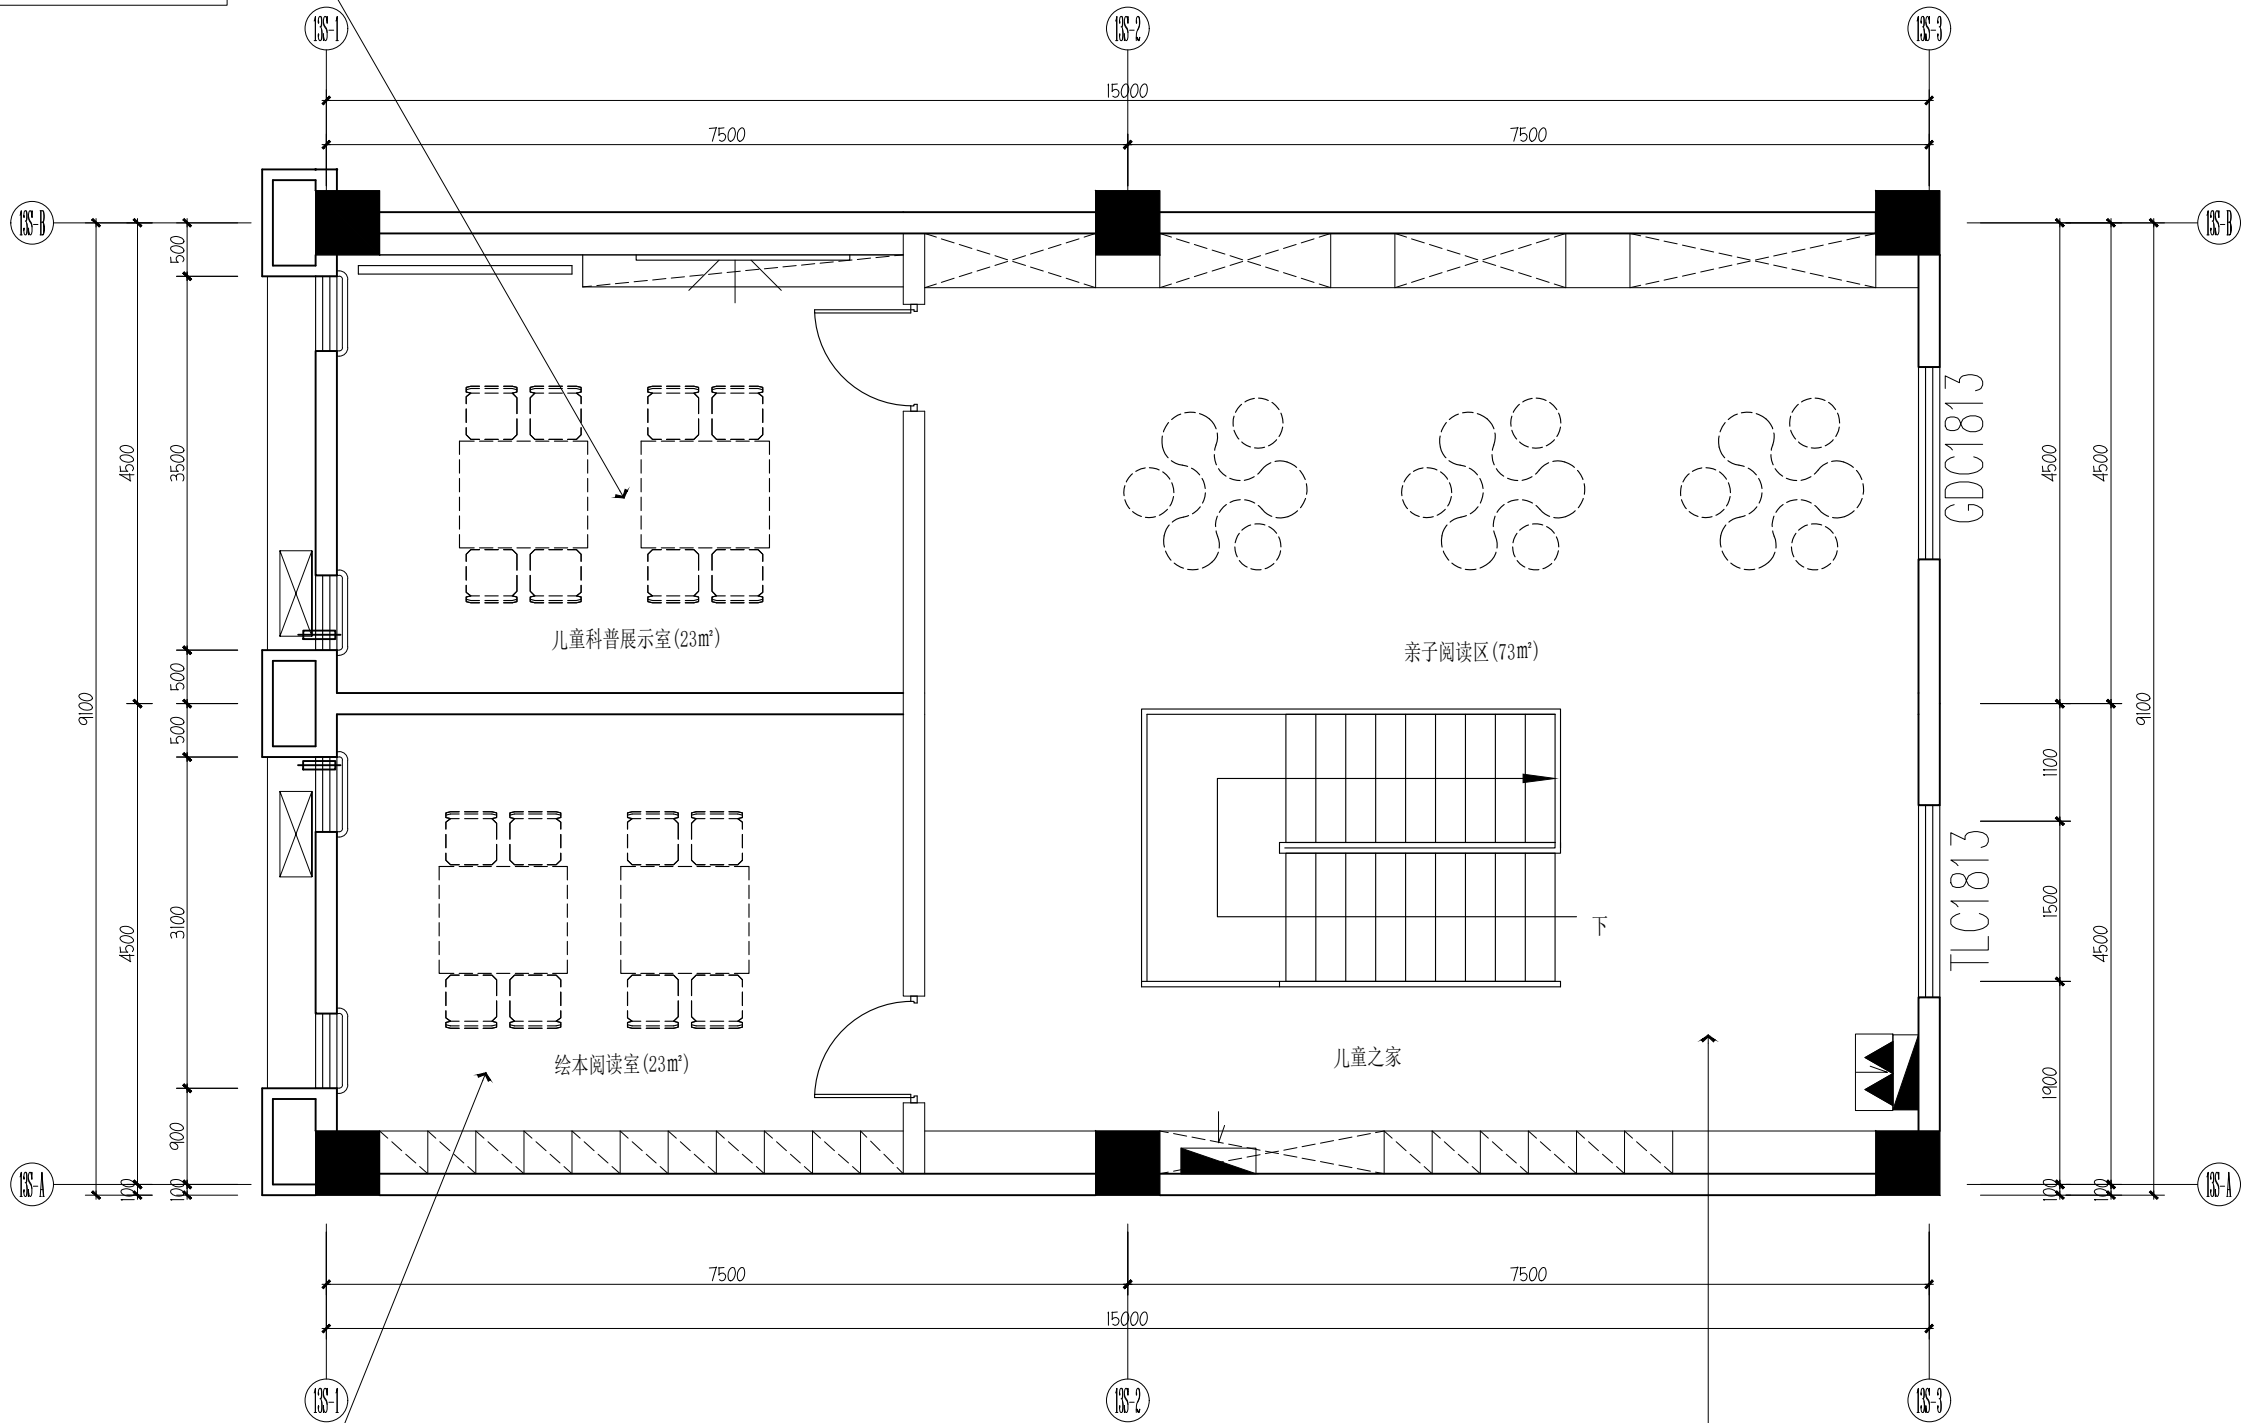


空间	绘本阅读室
顶面	PT-01 白色无机涂料（选样） 23m²
墙面	PT-03 彩色无机涂料（选样） / 44.6m² MT-01 50mm高黑钛金拉丝不锈钢踢脚线（选样） 19m
地面	WF-01 地胶板（选样） 23m²

空间	亲子阅读区
顶面	PT-01 白色无机涂料（选样） 73m²
墙面	PT-03 彩色无机涂料（选样） / 86m² MT-01 50mm高黑钛金拉丝不锈钢踢脚线（选样） 36m
地面	WF-01 地胶板（选样） 73m²

01 二层立面索引图

INDEX PLAN
SCALE 1:50

 设计单位



杭州园林景观设计有限公司
— Since 1989 —

— 风景园林工程设计专项甲级 —
— 设计证书编号: A233006582 —
— 道路工程桥梁工程专业乙级 —
— 设计证书编号: A233006582 —
— 建筑工程专业乙级 —
— 设计证书编号: A233006582 —

建设单位

工程名称

平阳县昆阳镇城东
环境改造提升工程（未来社区）

工程编号

子项

类别

实名

签名

审定

审核

工程负责人

专业负责人

校对

设计

绘图

会签栏

建筑

电气

结构

暖通

给排水

弱电

图纸名称

儿童之家二层立面索引图

专业

装饰

设计阶段

初步设计


图号

2F-P-09

修改版次


出图盖章

未盖技术出图章 本图纸无效

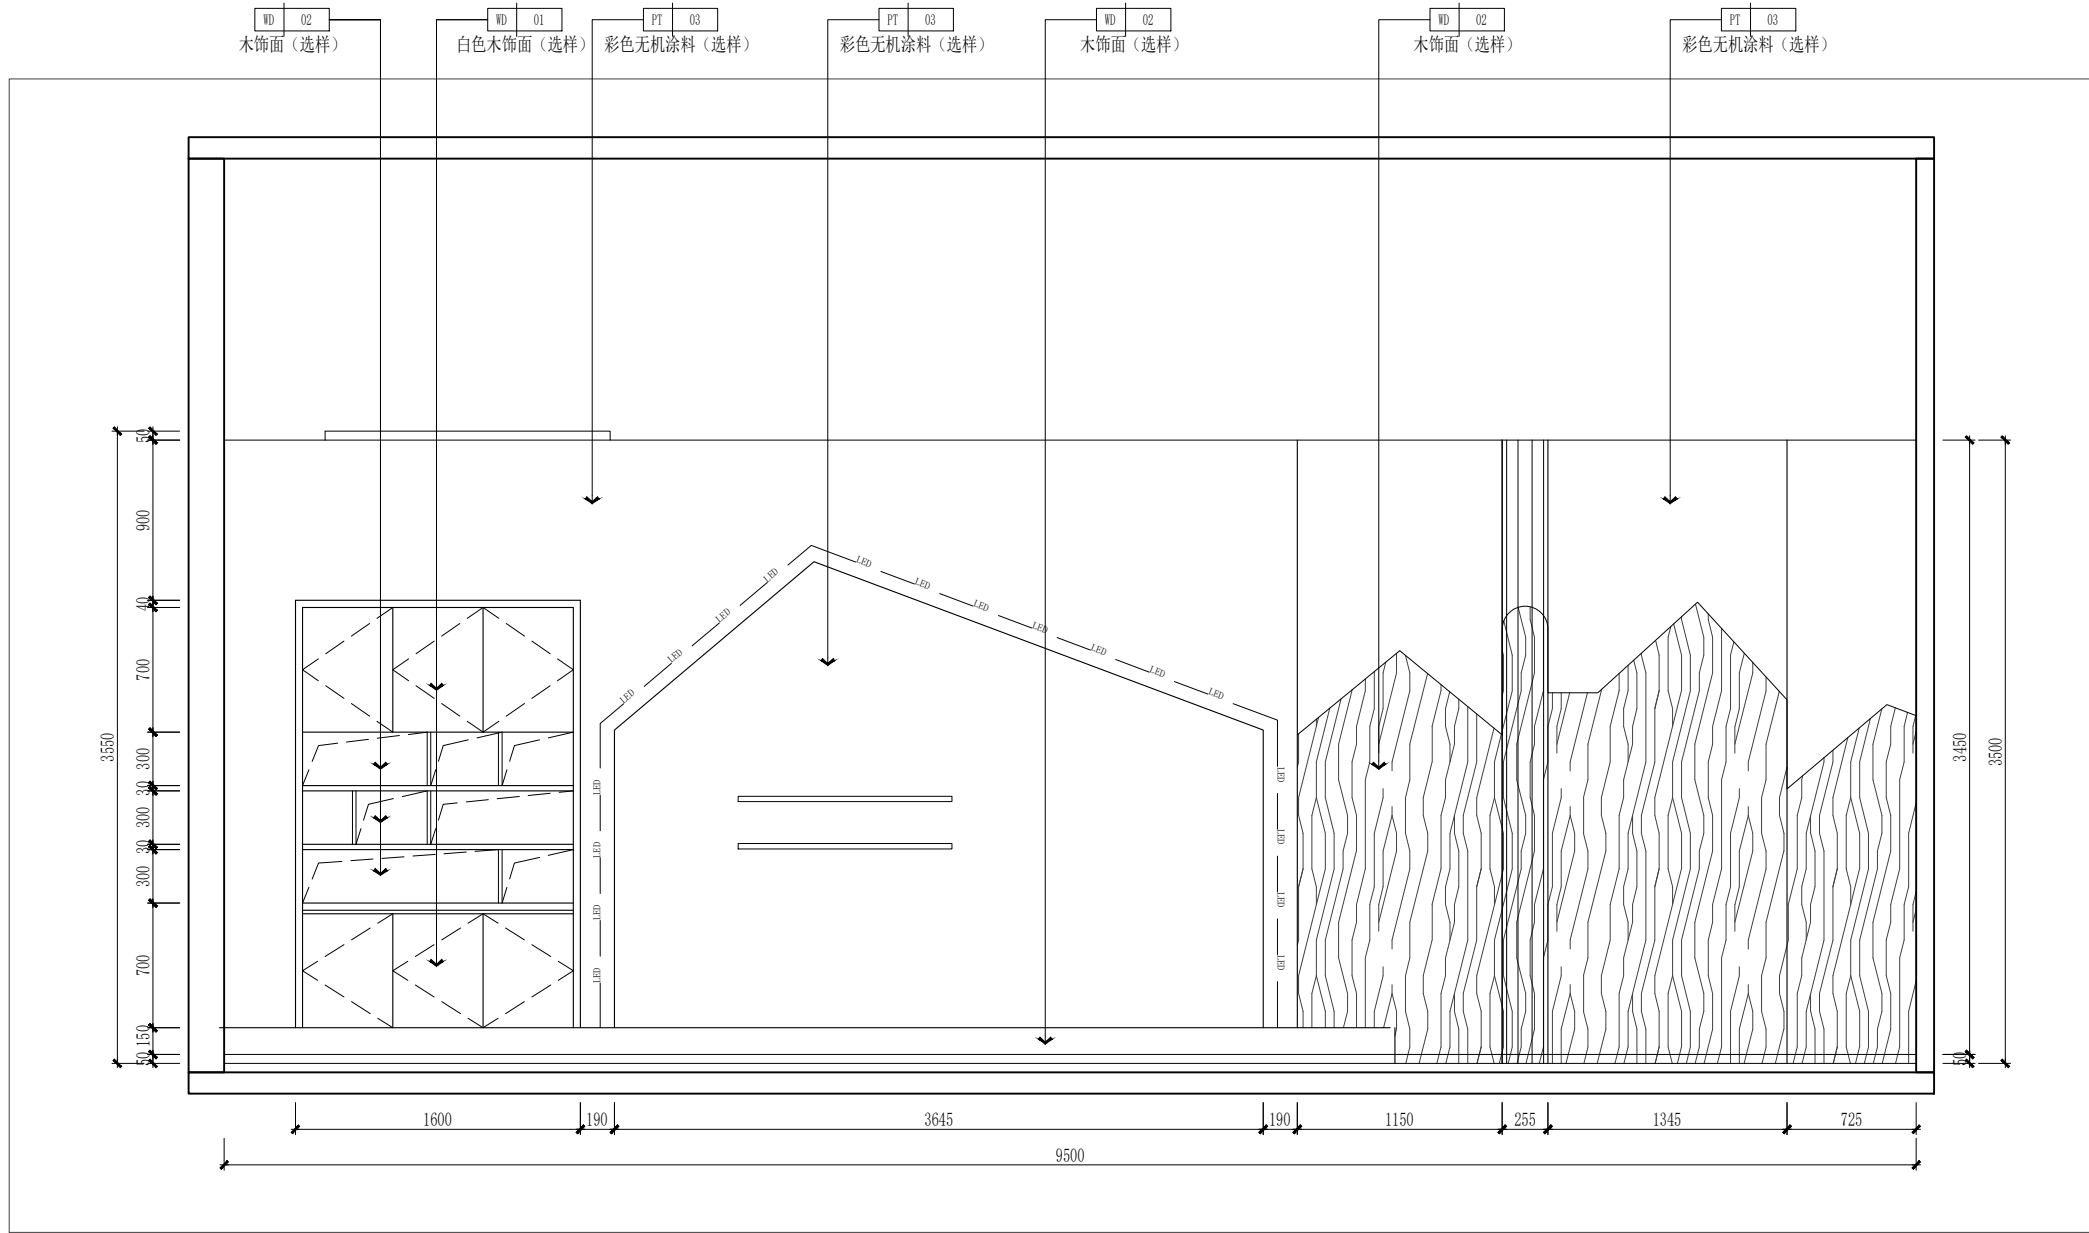

01
FF 一层儿童活动区立面图 ELEVATION
SCALE 1:30

 设计单位



杭州园林景观设计有限公司
— Since 1989 —

— 风景园林工程设计专项甲级 —
— 设计证书编号: A233006582 —
— 道路工程桥梁工程专业乙级 —
— 设计证书编号: A233006582 —
— 建 筑 工 程 专 业 乙 级 —
— 设计证书编号: A233006582 —

建设单位

工程名称

平阳县昆阳镇城东
环境改造提升工程（未来社区）


工程编号			
子 项			
类 别	实 名		签 名
审 定			
审 核			
工程负责人			
专业负责人			
校 对			
设 计			
绘 图			
会签栏			
建 筑		电 气	
结 构		暖 通	
给排水		弱 电	

图纸名称

一层儿童活动区立面图

专业	装饰	设计阶段	初步设计
图号	1F-E-01	修改版次	

出图盖章

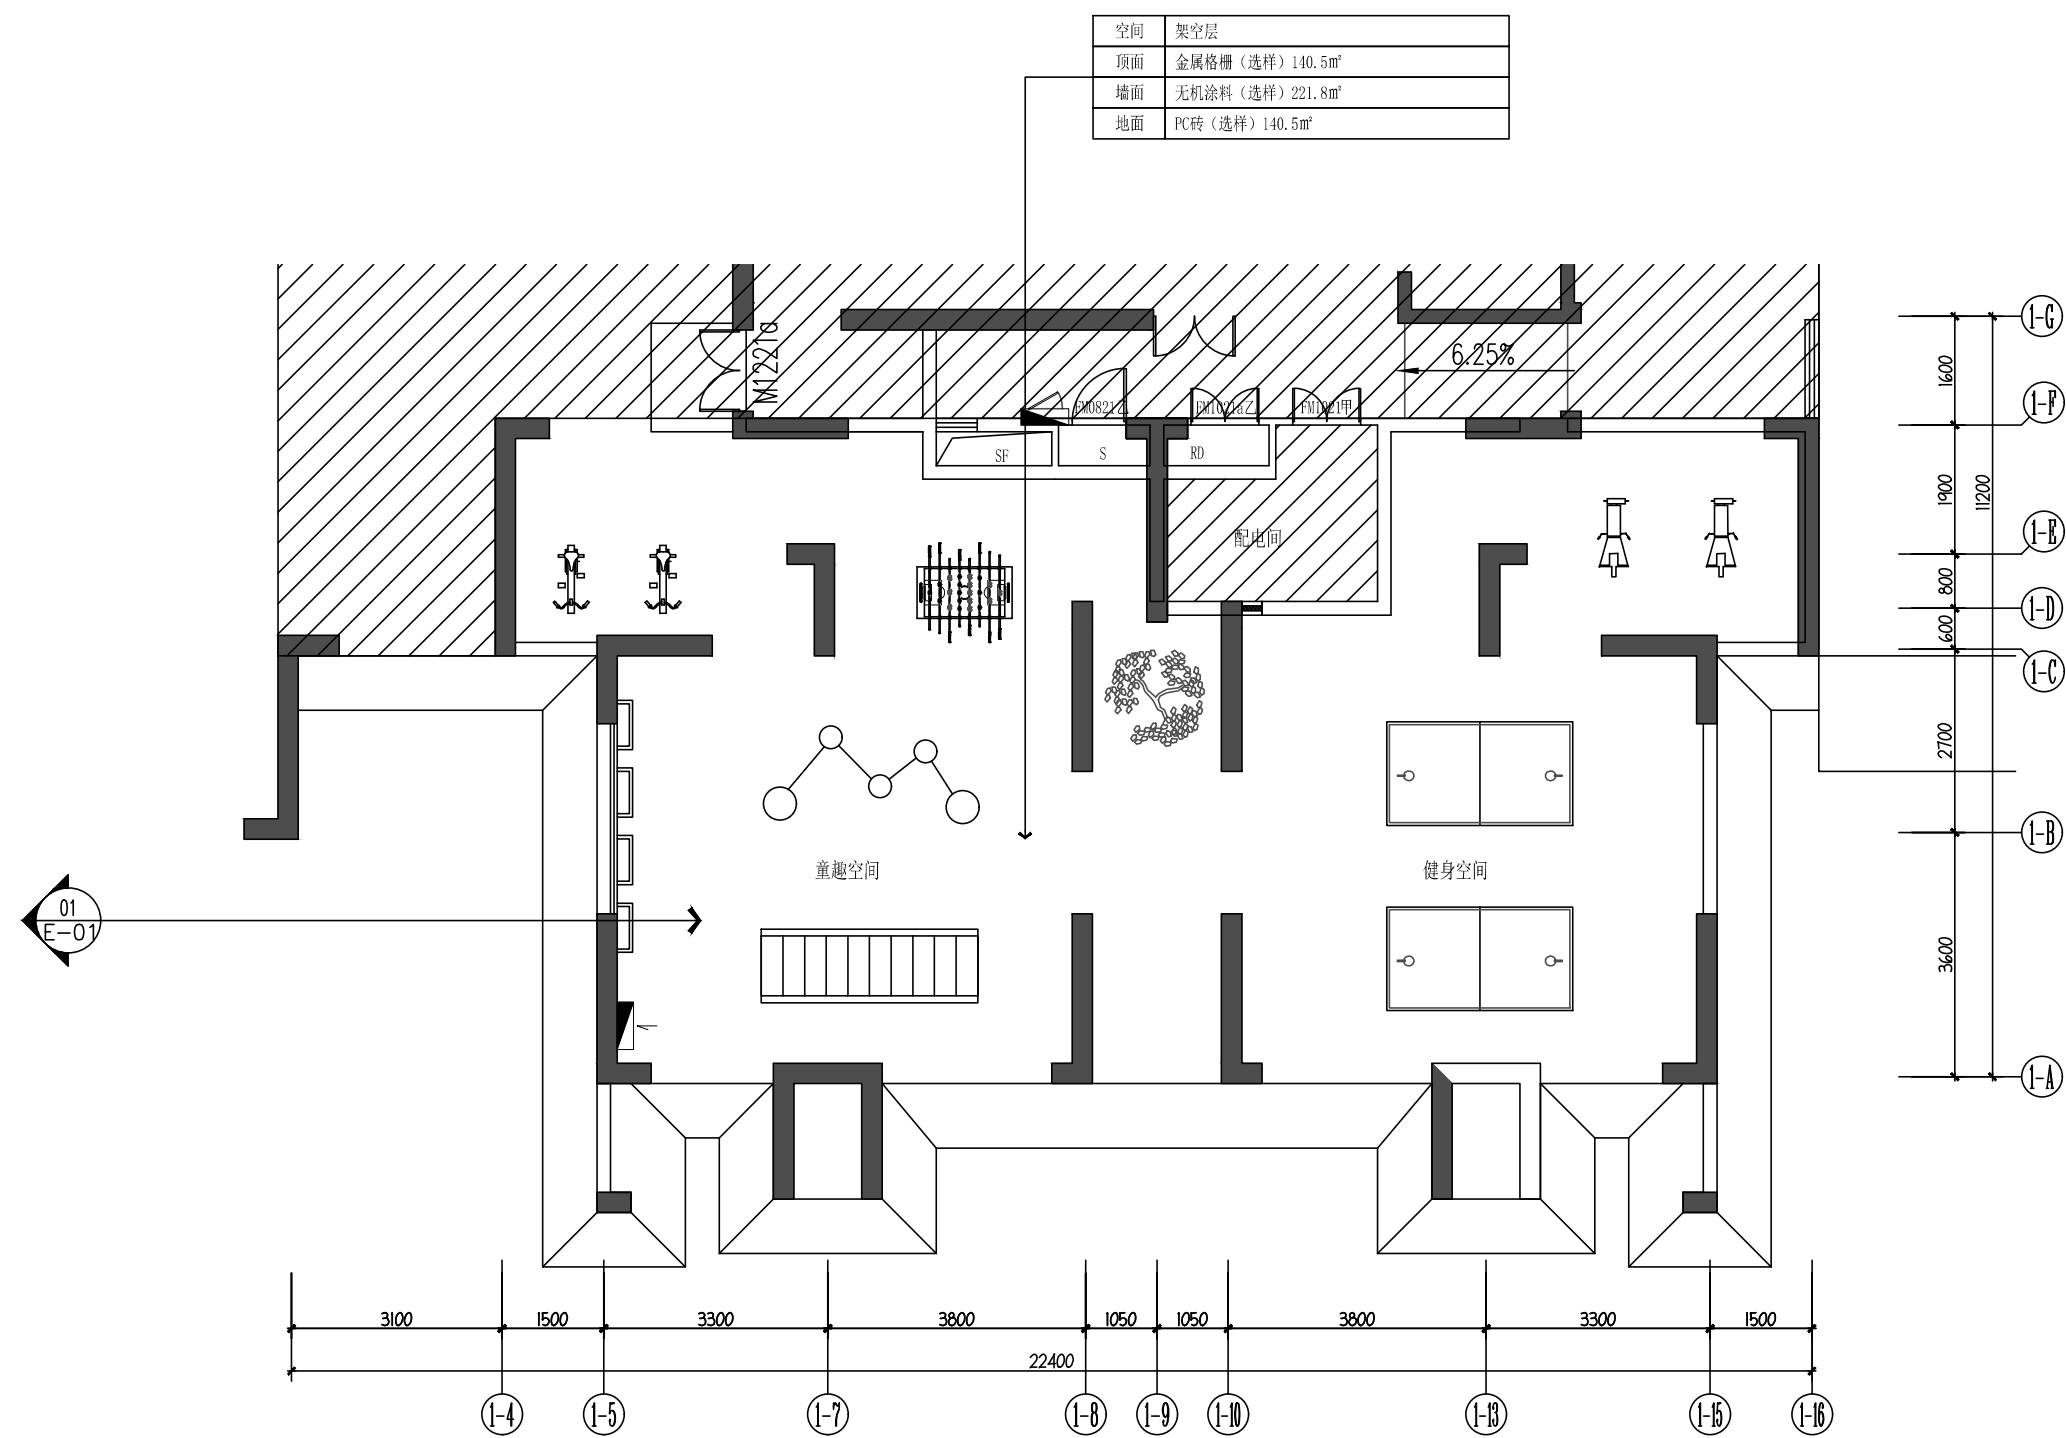

01
FIXTURE & FURNISHING PLAN
泽丰家园架空层平面布置图
SCALE 1:75

设计单位

杭州园林景观设计有限公司

— Since 1989 —

— 风景园林工程设计专项甲级 —
— 设计证书编号: A233006582 —
— 道路工程桥梁工程专业乙级 —
— 设计证书编号: A233006582 —
— 建筑工程专业乙级 —
— 设计证书编号: A233006582 —

建设单位

工程名称

平阳县昆阳镇城东
环境改造提升工程 (未来社区)

工程编号			
子 项			
类 别	实 名	签 名	
审 定			
审 核			
工程负责人			
专业负责人			
校 对			
设 计			
绘 图			
会签栏			
建 筑		电 气	
结 构		暖 通	
给排水		弱 电	

图纸名称


泽丰家园架空层平面布置图

专业	装饰	设计阶段	初步设计
图号	1-P-01	修改版次	


出图盖章

未盖技术出图章 本图纸无效

A3 420X297

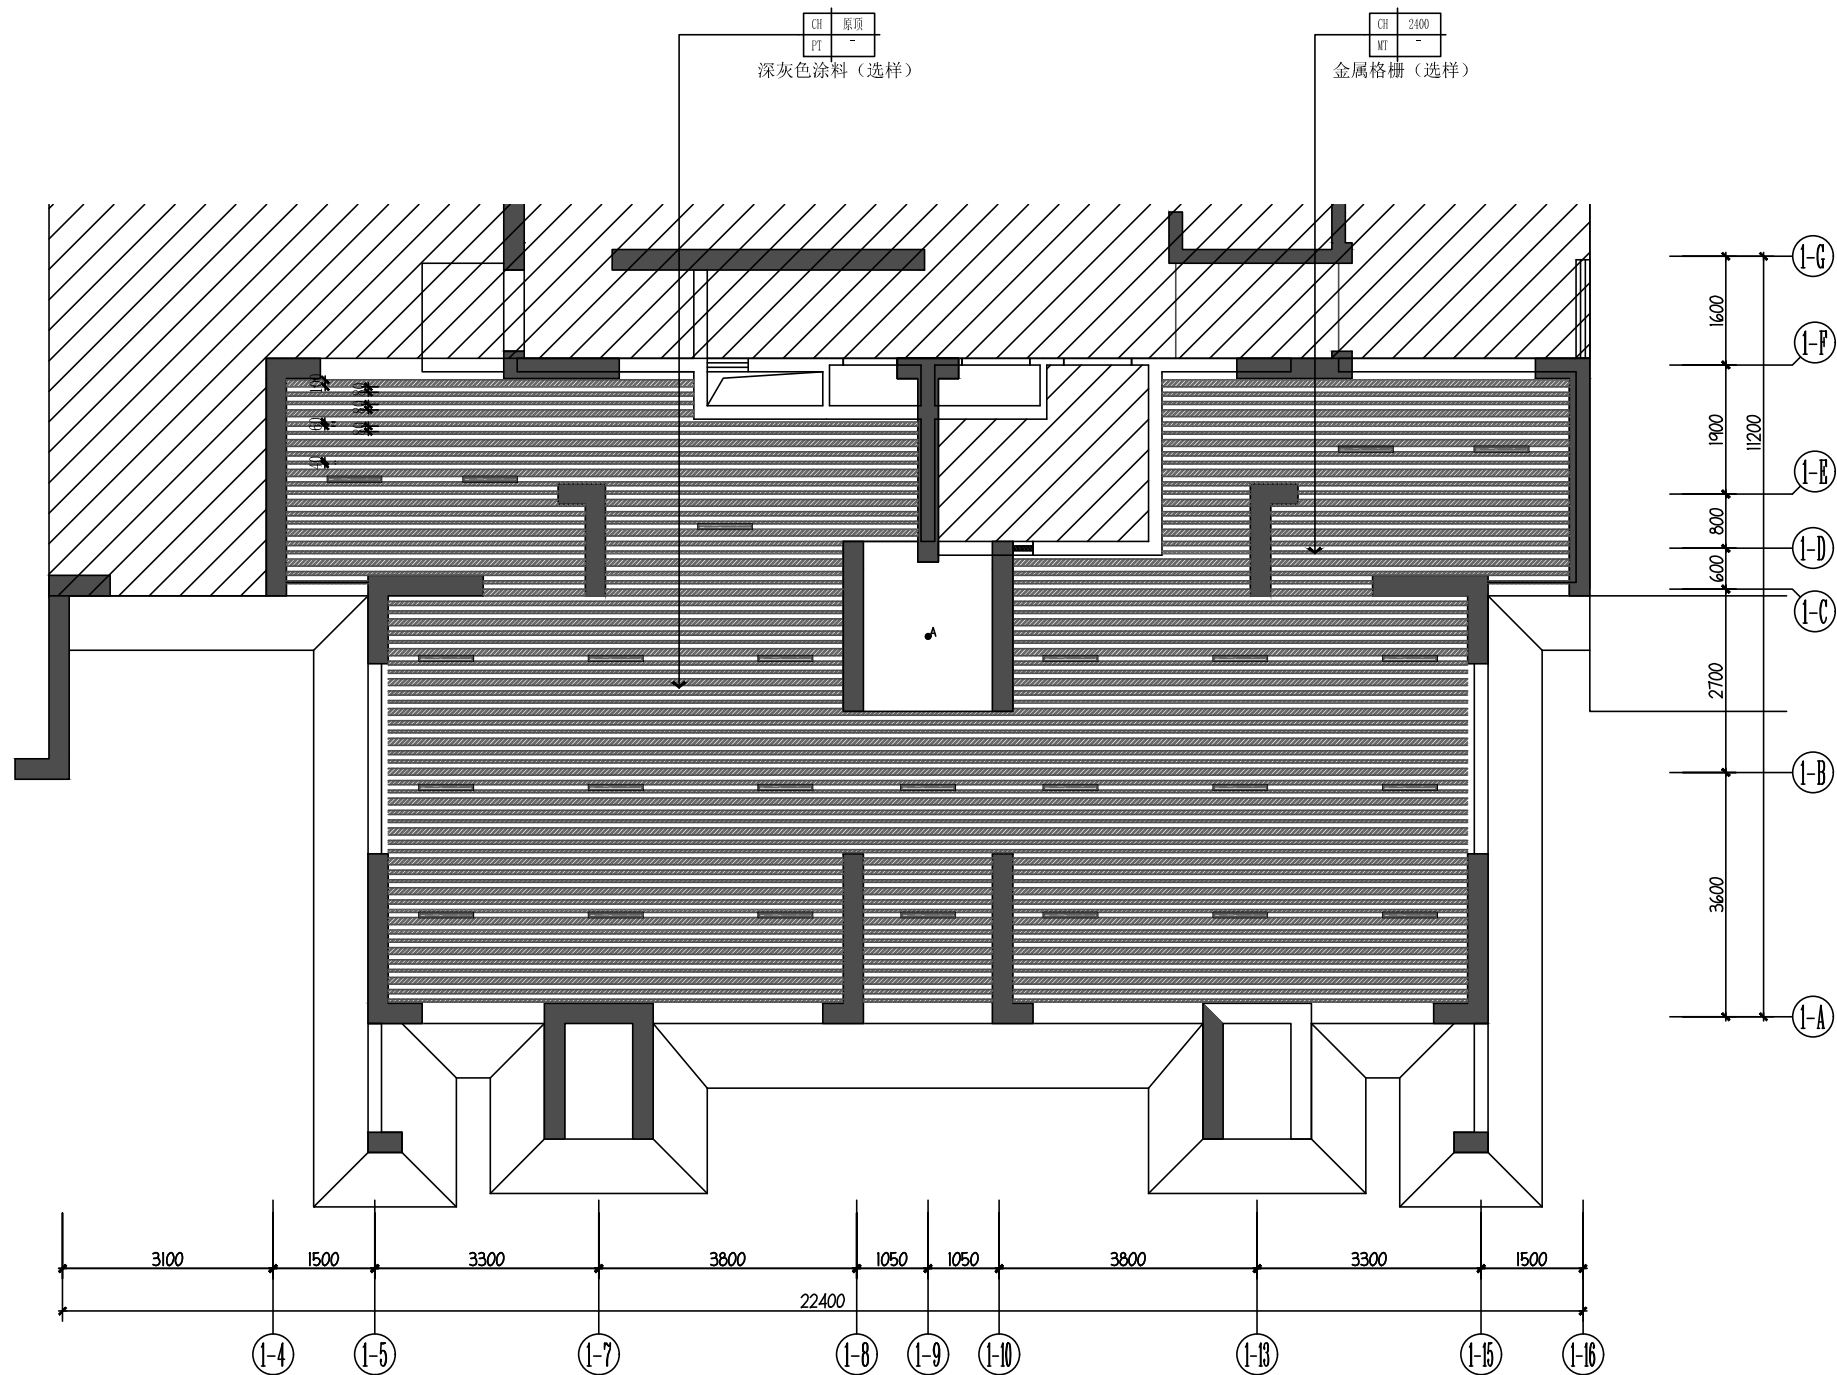

设计单位

 

杭州园林景观设计有限公司
— Since 1989 —

— 风景园林工程设计专项甲级 —
设计证书编号: A233006582
— 道路工程桥梁工程专业乙级 —
设计证书编号: A233006582
— 建筑工程专业乙级 —
设计证书编号: A233006582

建设单位

工程名称

平阳县昆阳镇城东
环境改造提升工程 (未来社区)

工程编号

子 项

类 别

实 名

签 名

审 定

审 核

工程负责人

专业负责人

校 对

设 计

绘 图

会签栏

建 筑

电 气

结 构

暖 通

给排水

弱 电

图纸名称

泽丰家园架空层天花布置图

专业

装饰

设计阶段

初步设计

图号

1-P-02


修改版次

出图盖章

未盖技术出图章 本图纸无效


A3 420X297

图例	名称	光源、色温、材质	安装形式 (米)
—	筒灯	3W、4000K	嵌入式
—	80*800条形灯	24W、6000K	嵌入式

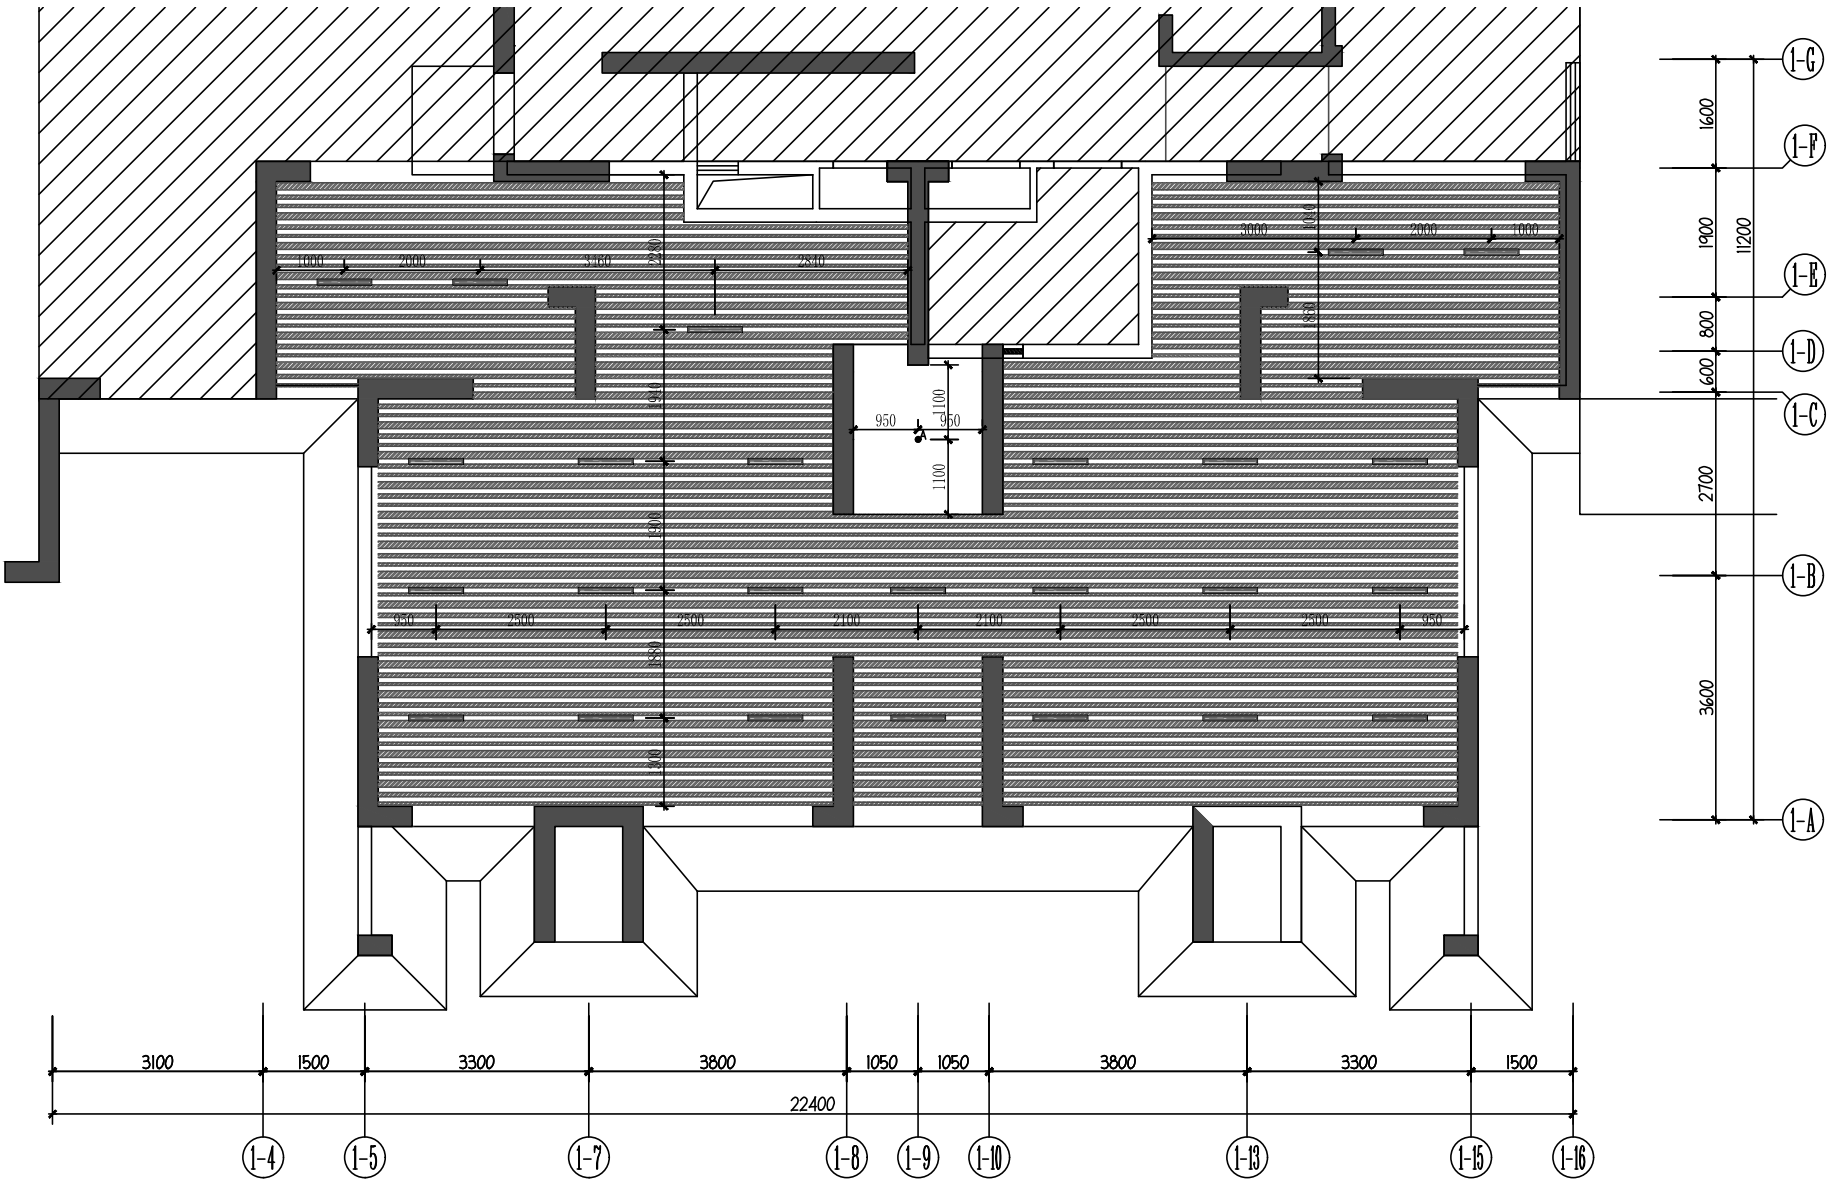

03 LAMPS AND LANTERNS PLAN
泽丰家园架空层灯具定位图 SCALE 1:75

 设计单位



杭州园林景观设计有限公司
— Since 1989 —

— 风景园林工程设计专项甲级 —
设计证书编号: A233006582
— 道路工程桥梁工程专业乙级 —
设计证书编号: A233006582
— 建 筑 工 程 专 业 乙 级 —
设计证书编号: A233006582

建设单位

工程名称

平阳县昆阳镇城东
环境改造提升工程 (未来社区)

工程编号

子 项

类 别

实 名

签 名

审 定

审 核

工程负责人

专业负责人

校 对

设 计

绘 图

会签栏

建 筑

电 气

结 构

暖 通

给排水

弱 电

图纸名称

泽丰家园架空层灯具定位图

专业

装饰

设计阶段

初步设计


图号

1-P-03

修改版次


出图盖章

未盖技术出图章 本图纸无效

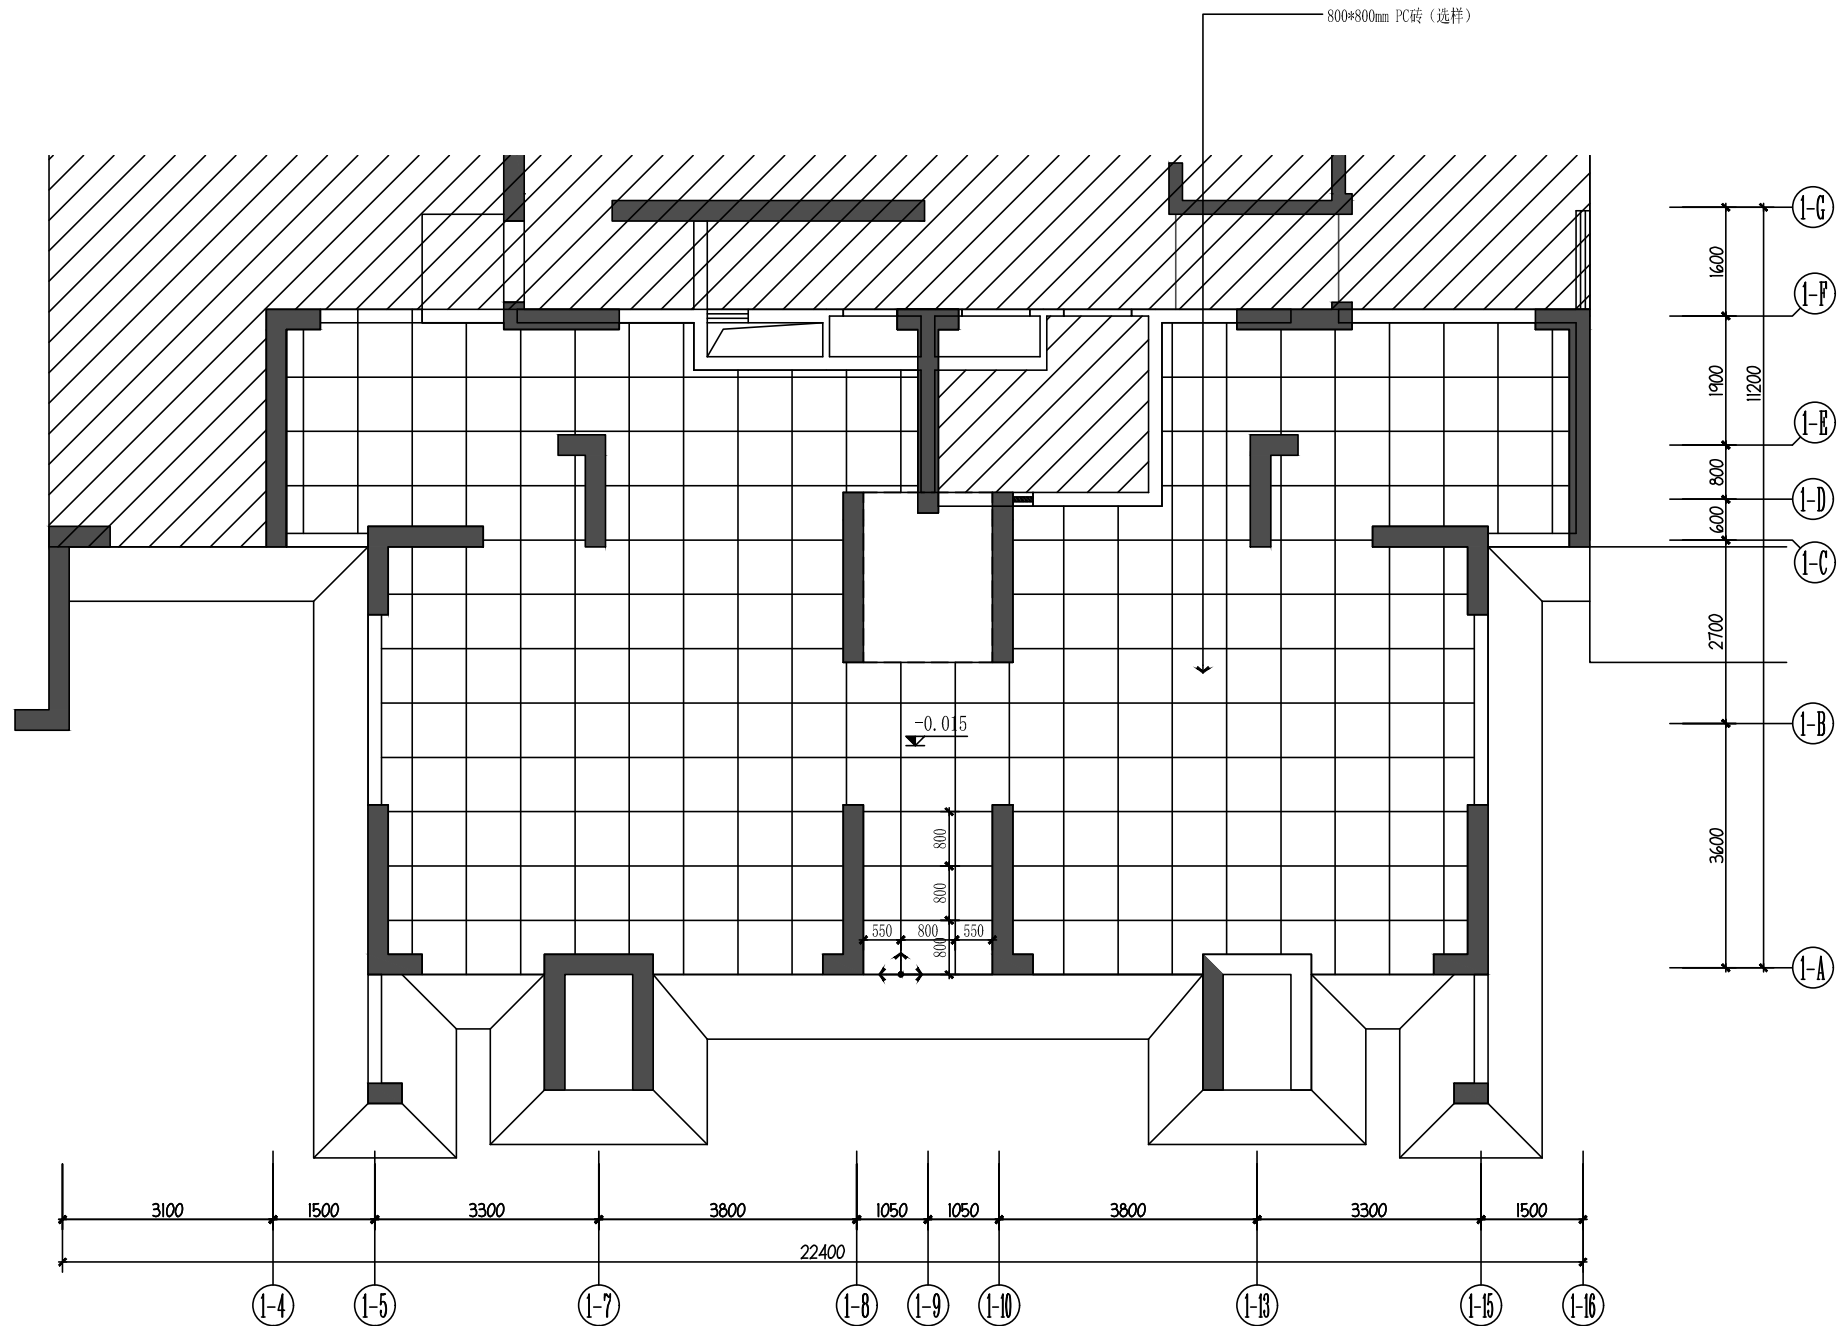

04 FLOOR COVERING PLAN
泽丰家园架空层地面铺装图 SCALE 1:75

 设计单位



杭州园林景观设计有限公司
— Since 1989 —

— 风景园林工程设计专项甲级 —
设计证书编号: A233006582
— 道路工程桥梁工程专业乙级 —
设计证书编号: A233006582
— 建筑工程专业乙级 —
设计证书编号: A233006582

建设单位

工程名称

平阳县昆阳镇城东
环境改造提升工程 (未来社区)

工程编号

子 项

类 别

实 名

签 名

审 定

审 核

工程负责人

专业负责人

校 对

设 计

绘 图

会签栏

建 筑

电 气

结 构

暖 通

给排水

弱 电

图纸名称

泽丰家园架空层地面铺装图

专业

装饰

设计阶段

初步设计

图号


1-P-04

修改版次

出图盖章

未盖技术出图章 本图纸无效


A3 420X297

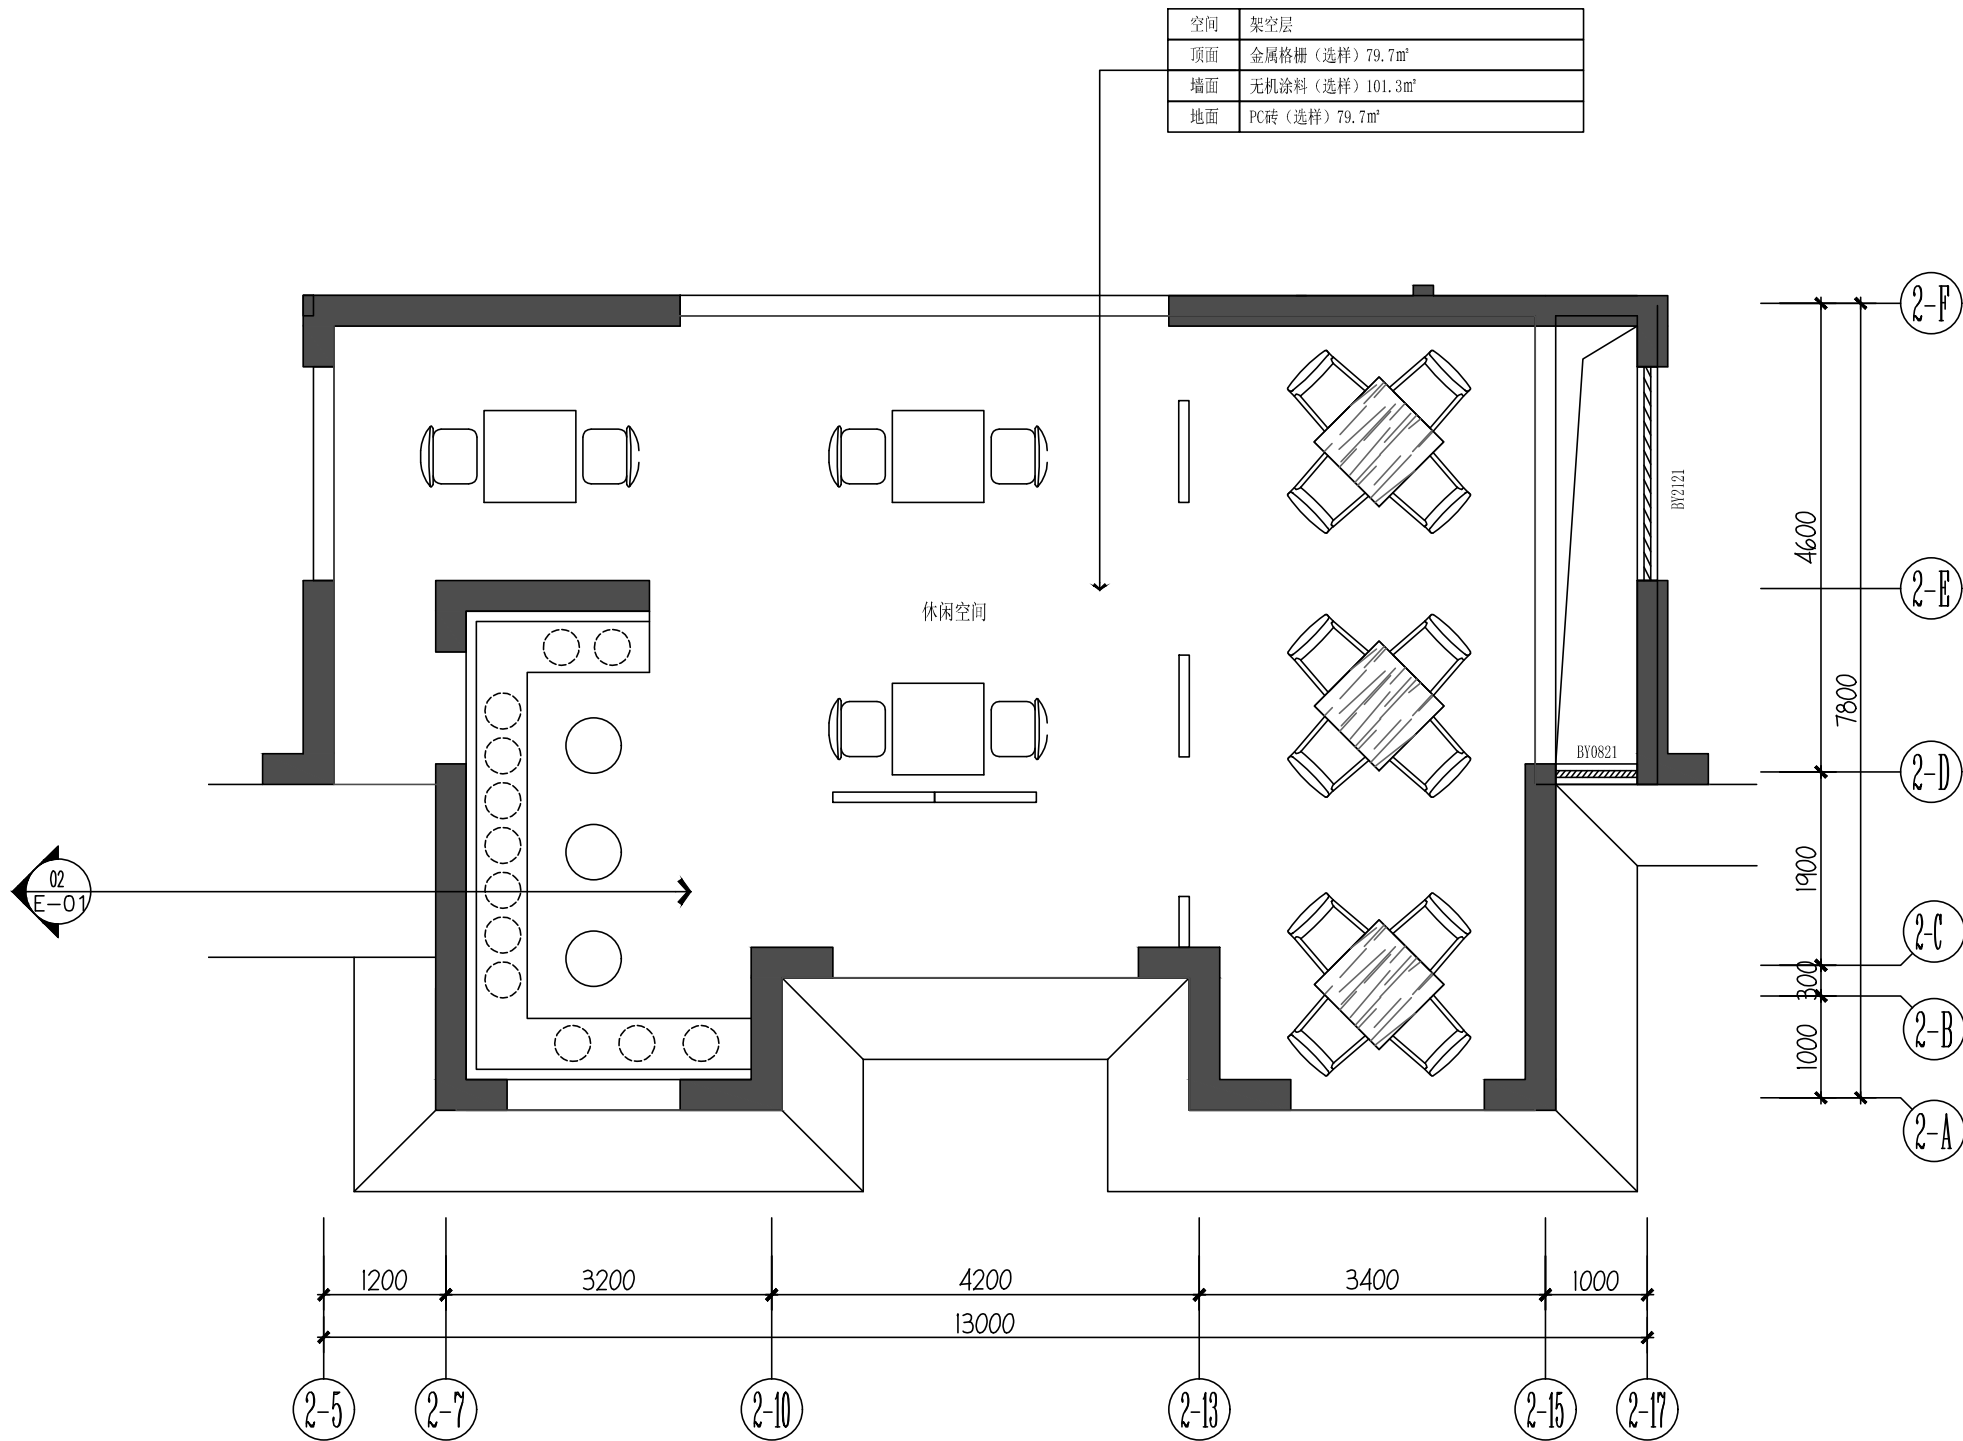

01 泰和家园架空层平面布置图

FIXTURE & FURNISHING PLAN
SCALE 1:50

 设计单位



昆明园林景观设计公司

Since 1989

— 风景园林工程设计专项甲级 —

设计证书编号: A233006582

— 道路工程桥梁工程专业乙级 —

设计证书编号: A233006582

— 建筑工程专业乙级 —

设计证书编号: A233006582

建设单位

工程名称

平阳县昆阳镇城东
环境改造提升工程 (未来社区)

工程编号

子项

类别

实 名

签 名

审 定

审 核

工程负责人

专业负责人

校 对

设 计

绘 图

会签栏

建 筑

电 气

结 构

暖 通

给排水

弱 电

图纸名称

泰和家园架空层平面布置图

专业

装饰

设计阶段

初步设计

图号

2-P-01

 
修改版次

出图盖章

未盖技术出图章 本图纸无效

A3 420X297

设计单位



昆明园林景观设计公司

— Since 1989 —

— 风景园林工程设计专项甲级 —

— 设计证书编号: A233006582 —

— 道路工程桥梁工程专业乙级 —

— 设计证书编号: A233006582 —

— 建筑工程专业乙级 —

— 设计证书编号: A233006582 —

建设单位

工程名称

平阳县昆阳镇城东
环境改造提升工程（未来社区）

工程编号

子 项

类 别

实 名

签 名

审 定

审 核

工程负责人

专业负责人

校 对

设 计

绘 图

会签栏

建 筑

电 气

结 构

暖 通

给排水

弱 电

图纸名称

泰和家园架空层天花布置图

专业

装饰

设计阶段

初步设计


图号

2-P-02

修改版次

出图盖章

未盖技术出图章 本图纸无效

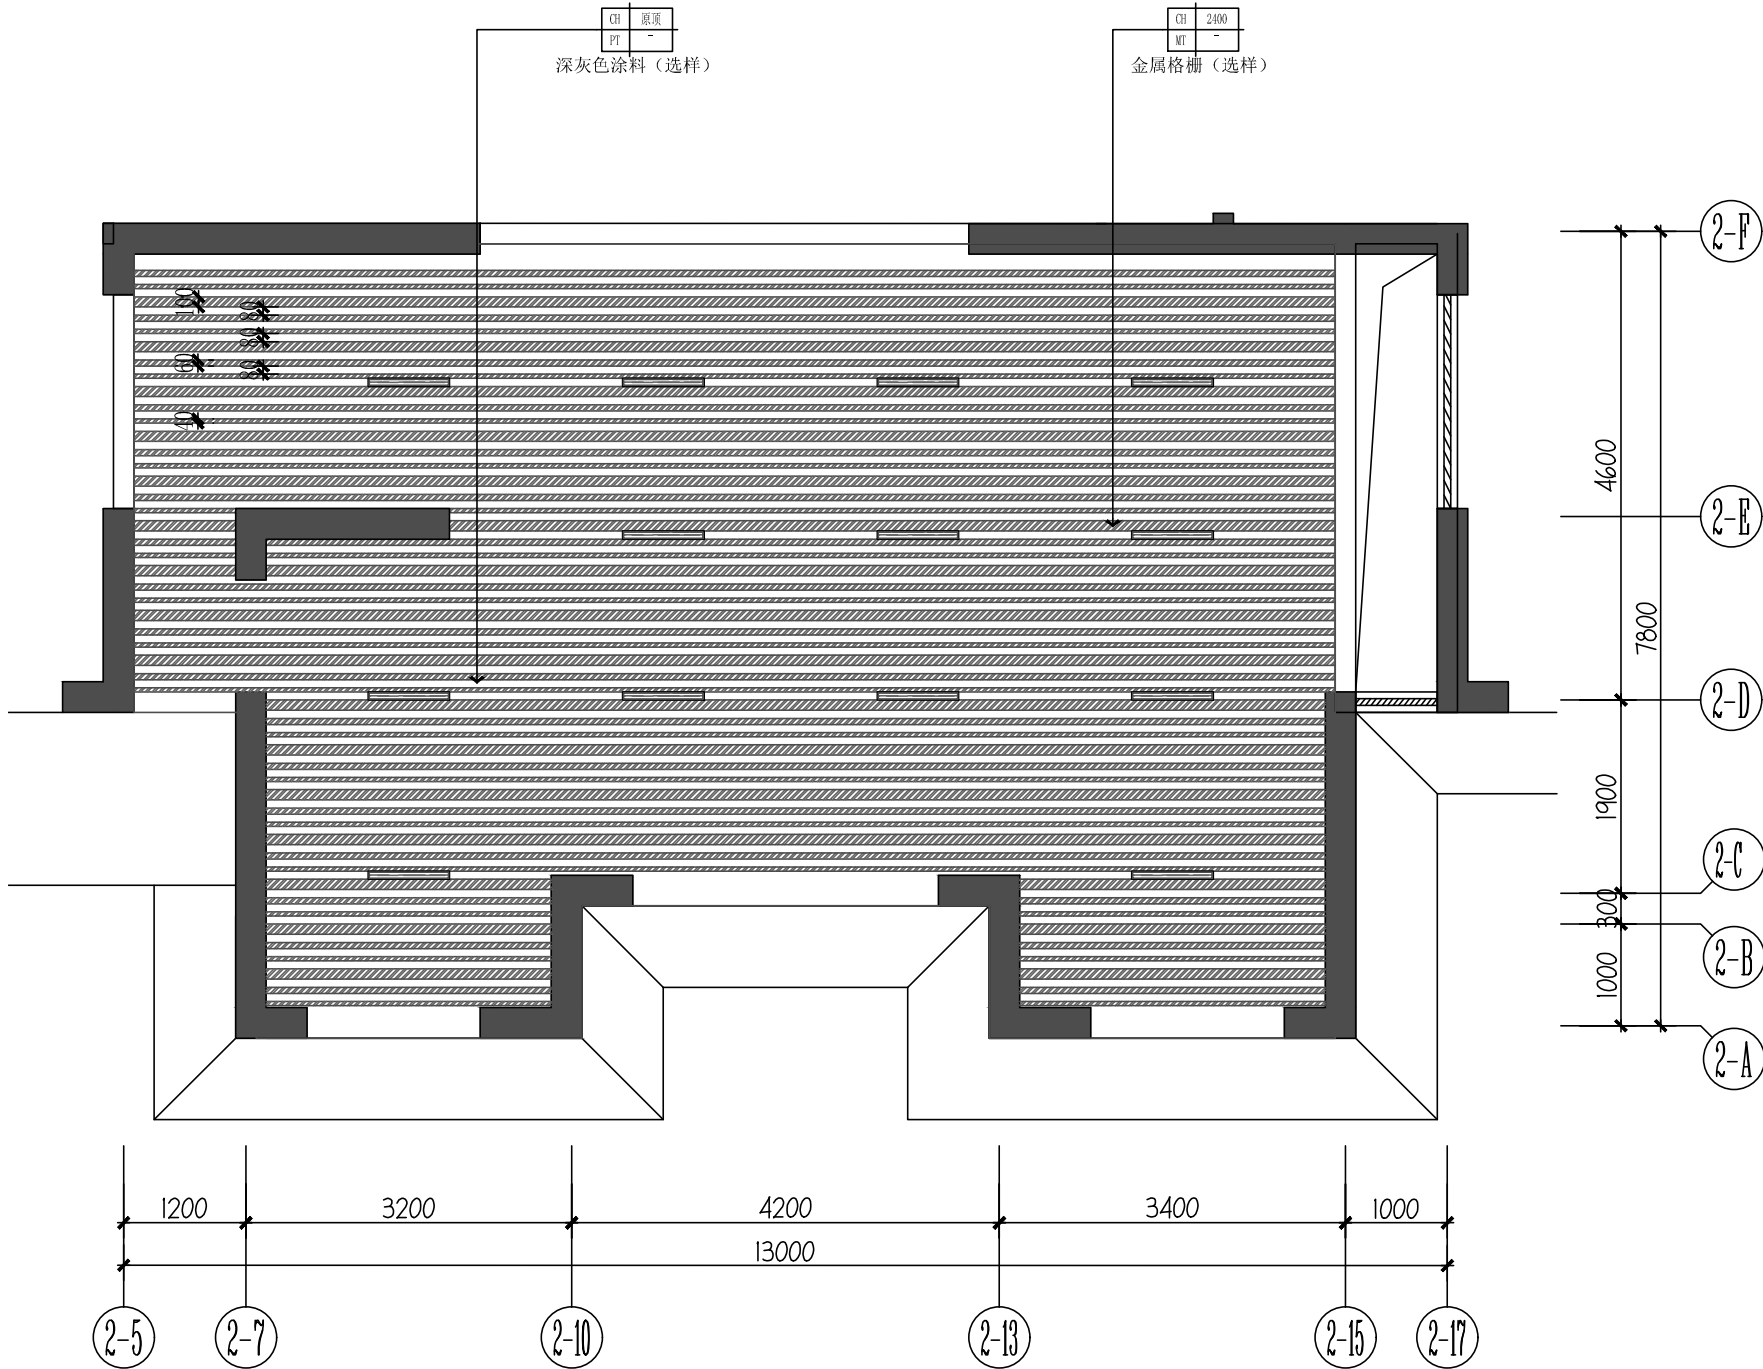

02 REFLECTED CEILING PLAN
泰和家园架空层天花布置图 SCALE 1:50

图例	名称	光源、色温、材质	安装形式 (米)
筒灯	筒灯	3W、4000K	嵌入式
80*800条形灯	80*800条形灯	24W、6000K	嵌入式

设计单位

杭州国际景观设计有限公司

— Since 1989 —

— 风景园林工程设计专项甲级 —

设计证书编号: A233006582

— 道路工程桥梁工程专业乙级 —

设计证书编号: A233006582

— 建 筑 工 程 专 业 乙 级 —

设计证书编号: A233006582

建设单位

工程名称

平阳县昆阳镇城东
环境改造提升工程（未来社区）

工程编号

子 项

类 别

实 名

签 名

审 定

审 核

工程负责人

专业负责人

校 对

设 计

绘 图

会签栏

建 筑

电 气

结 构

暖 通

给排水

弱 电

图纸名称

泰和家园架空层灯具定位图

专业

装饰

设计阶段

初步设计


图号

2-P-03

修改版次

出图盖章

未盖技术出图章 本图纸无效

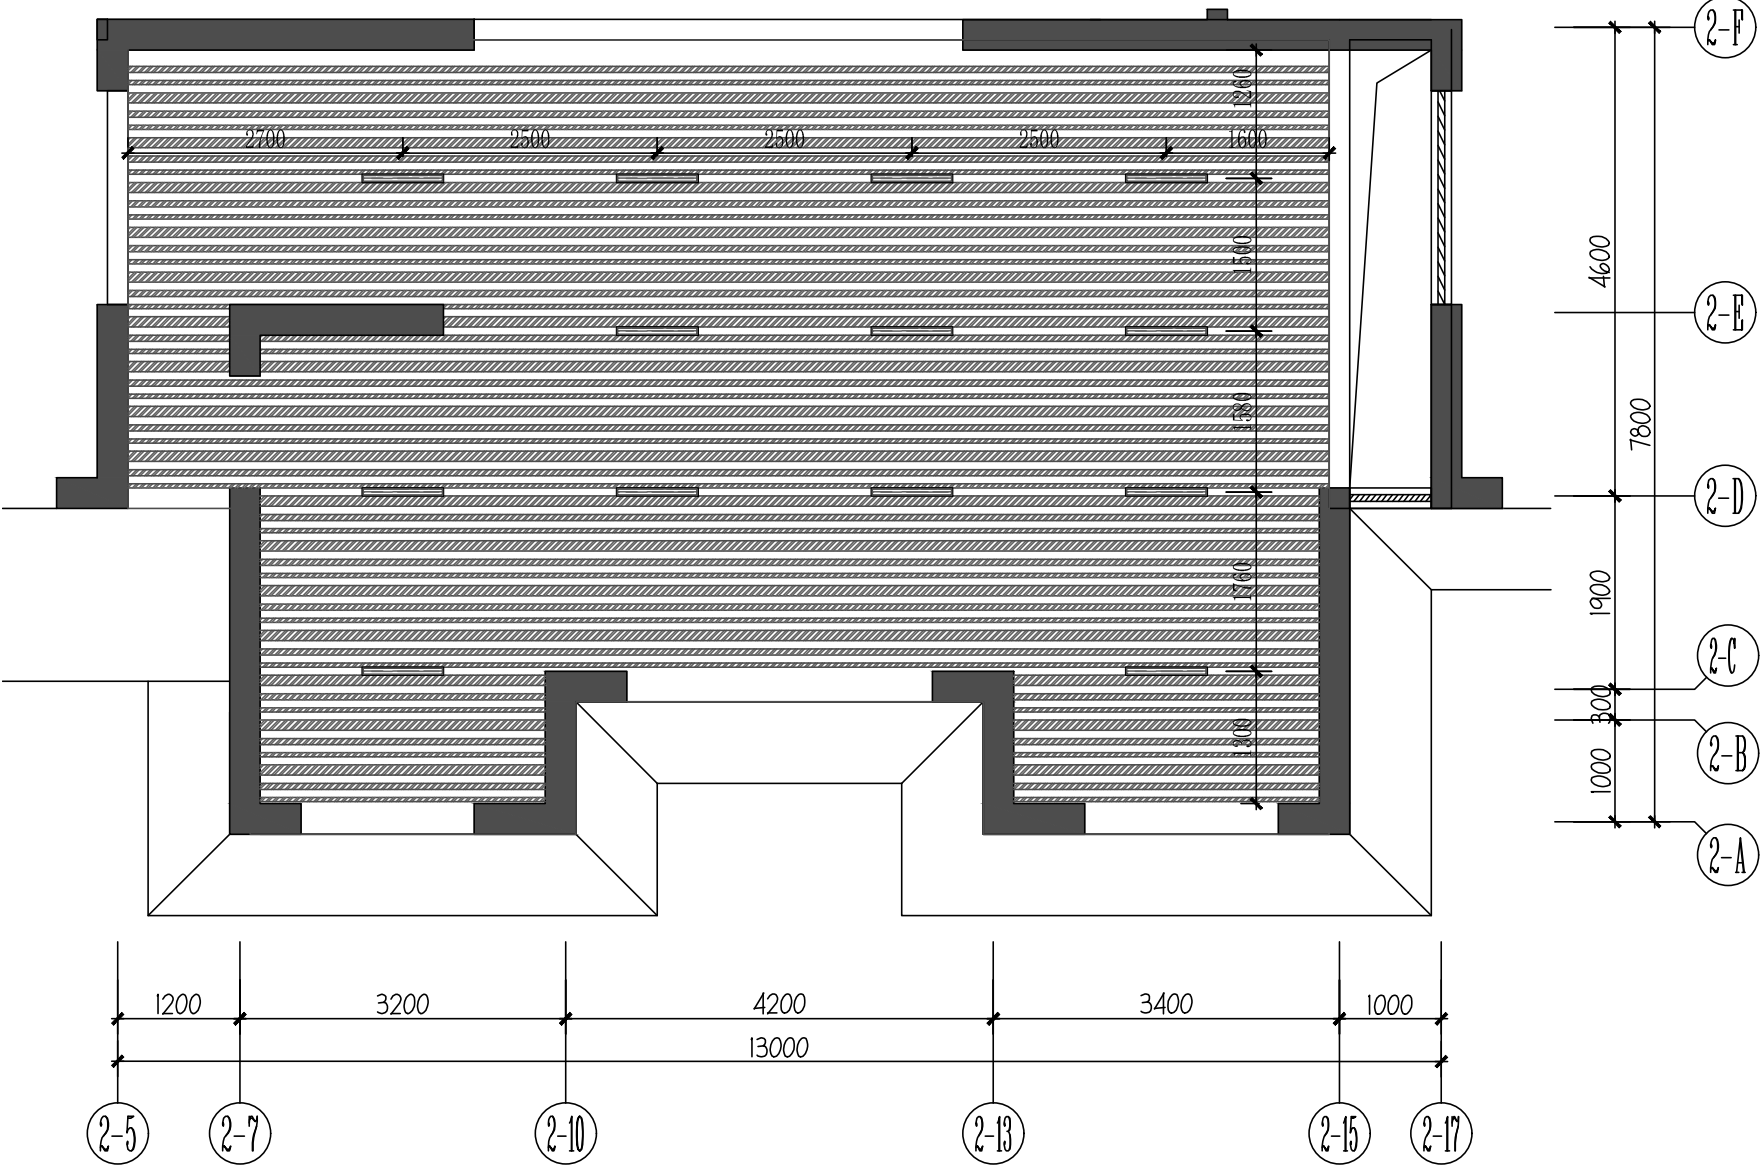


03

LAMPS AND LANTERNS PLAN
泰和家园架空层灯具定位图


SCALE 1:50

图例	名称	光源、色温、材质	安装形式（米）
	筒灯	3W、4000K	嵌入式
	80*800条形灯	24W、6000K	嵌入式

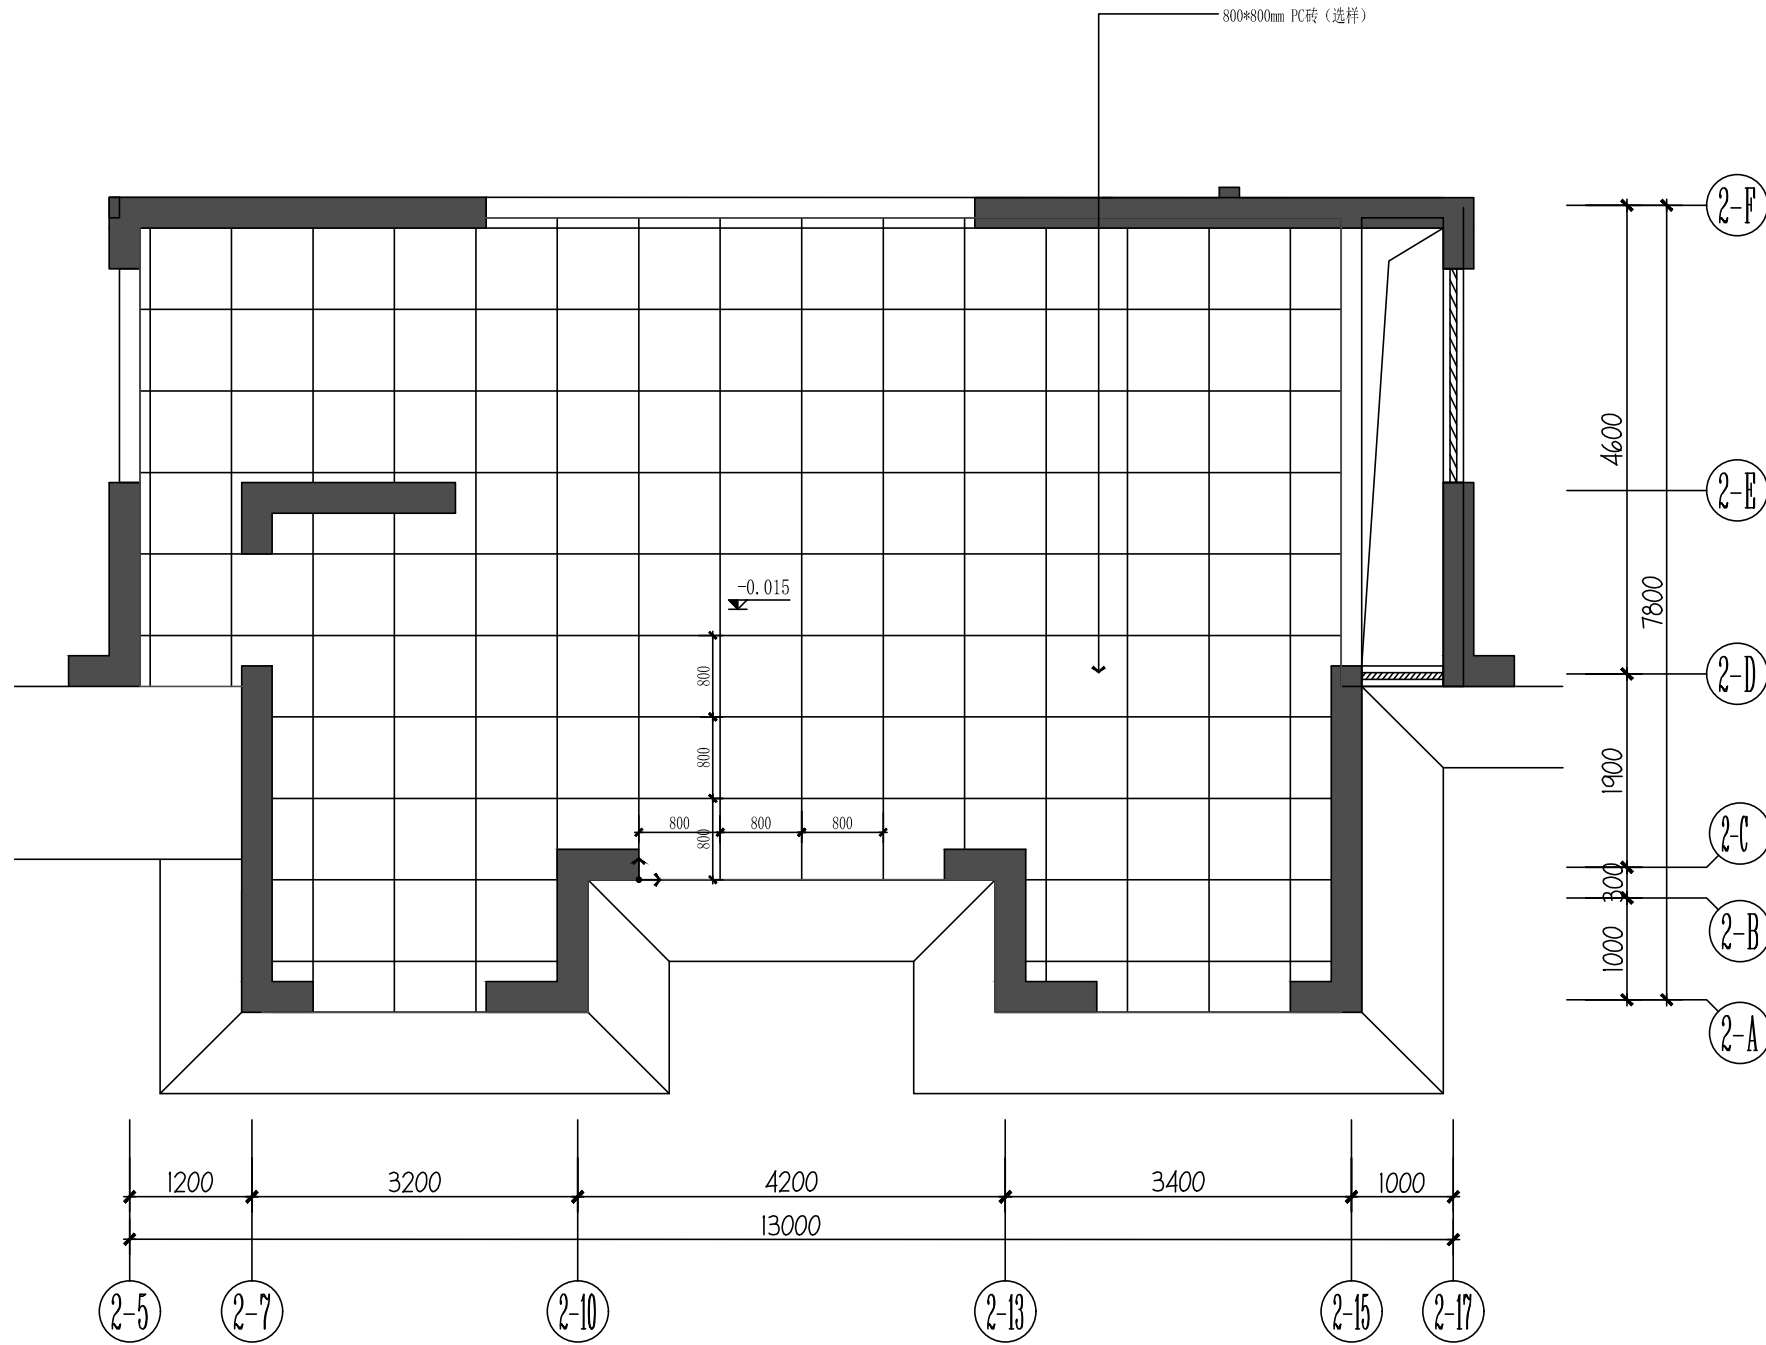

04 FLOOR COVERING PLAN
泰和家园架空层地面铺装图 SCALE 1:50

 设计单位



杭州园林景观设计有限公司
— Since 1989 —

— 风景园林工程设计专项甲级 —
设计证书编号: A233006582
— 道路工程桥梁工程专业乙级 —
设计证书编号: A233006582
— 建筑工程专业乙级 —
设计证书编号: A233006582

建设单位

工程名称

平阳县昆阳镇城东
环境改造提升工程 (未来社区)

工程编号			
子 项			
类 别	实 名	签 名	
审 定			
审 核			
工程负责人			
专业负责人			
校 对			
设 计			
绘 图			
会签栏			
建 筑		电 气	
结 构		暖 通	
给排水		弱 电	

图纸名称



泰和家园架空层地面铺装图

专业	装饰	设计阶段	初步设计
图号	2-P-04	修改版次	


出图盖章

未盖技术出图章 本图纸无效

A3 420X297

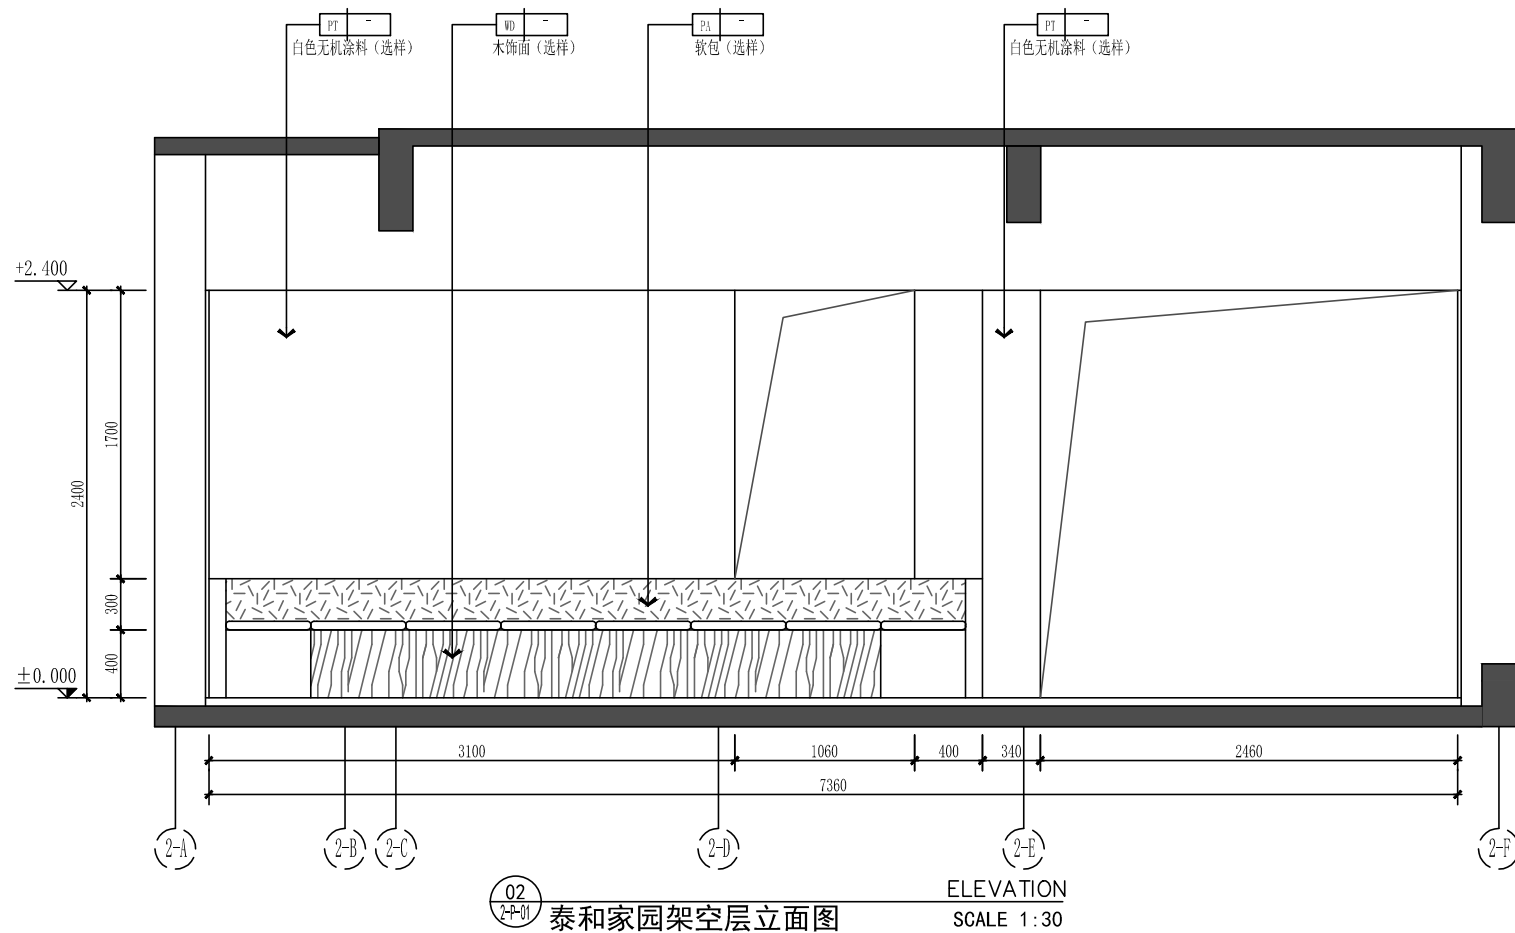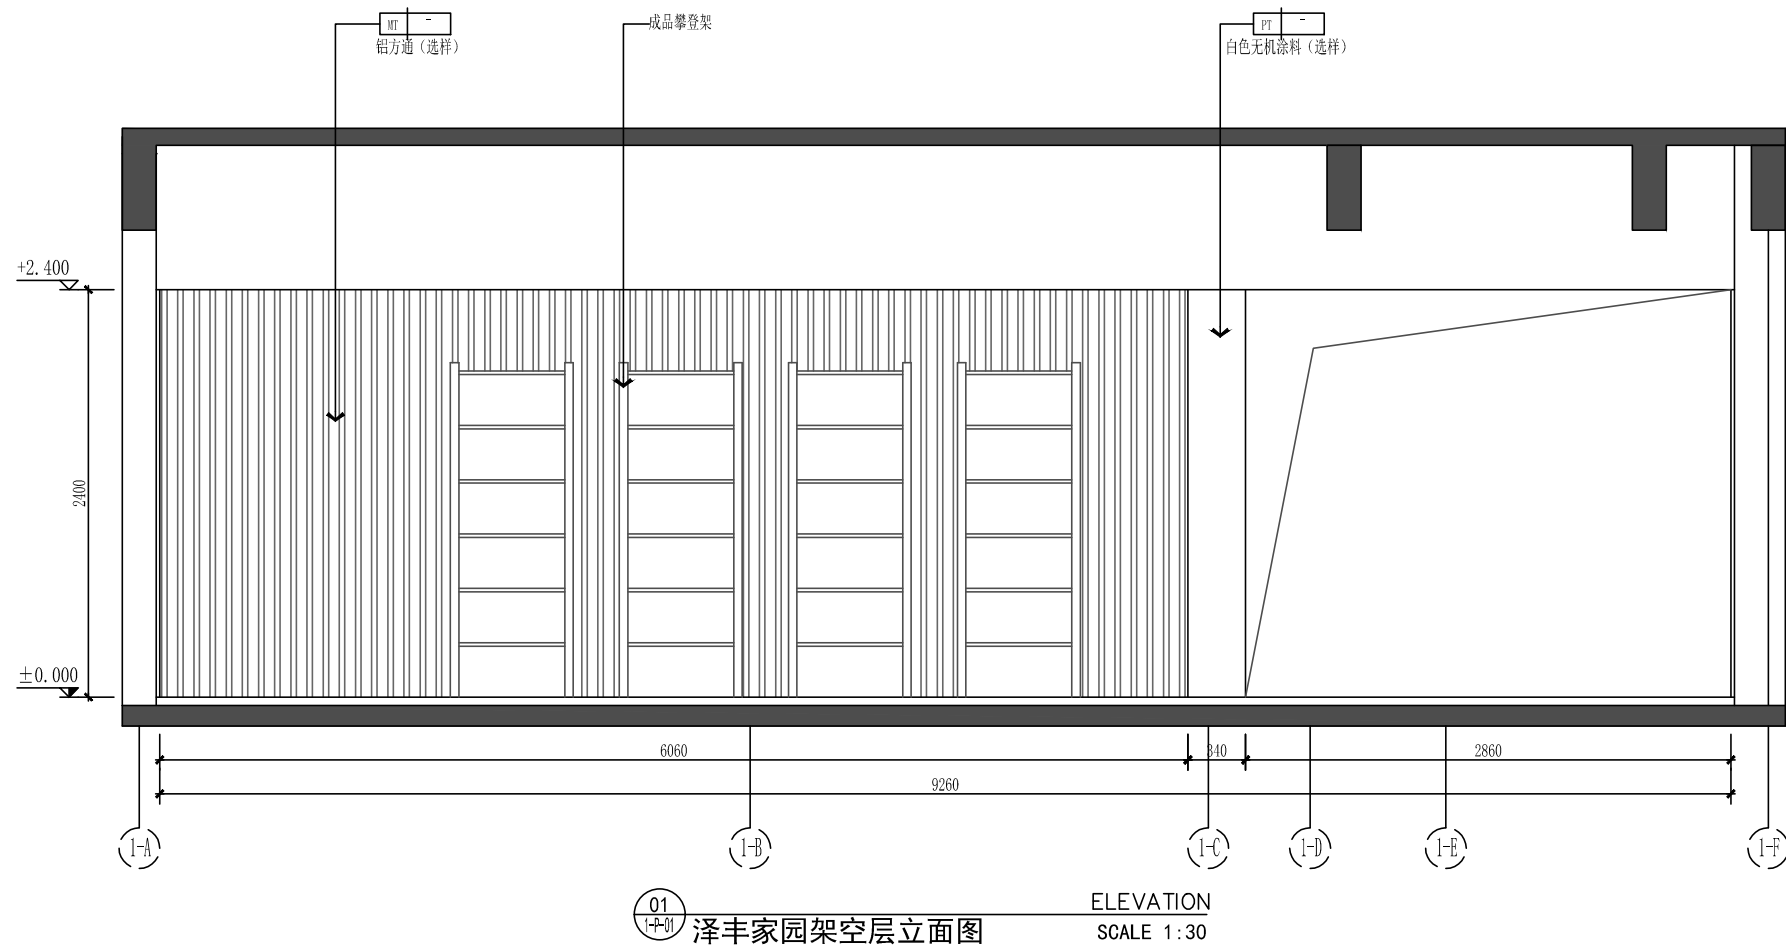

设计单位

 

杭州园林景观设计有限公司
— Since 1989 —

— 风景园林工程设计专项甲级 —
— 设计证书编号: A233006582 —
— 道路工程桥梁工程专业乙级 —
— 设计证书编号: A233006582 —
— 建筑工程专业乙级 —
— 设计证书编号: A233006582 —

建设单位

工程名称

平阳县昆阳镇城东
环境改造提升工程（未来社区）

工程编号		
子 项		
类 别	实 名	签 名
审 定		
审 核		
工程负责人		
专业负责人		
校 对		
设 计		
绘 图		
会签栏		
建 筑	电 气	
结 构	暖 通	
给排水	弱 电	


图纸名称

立面图

专业	装饰	设计阶段	初步设计
图号	E-01	修改版次	

出图盖章


未盖技术出图章 本图纸无效

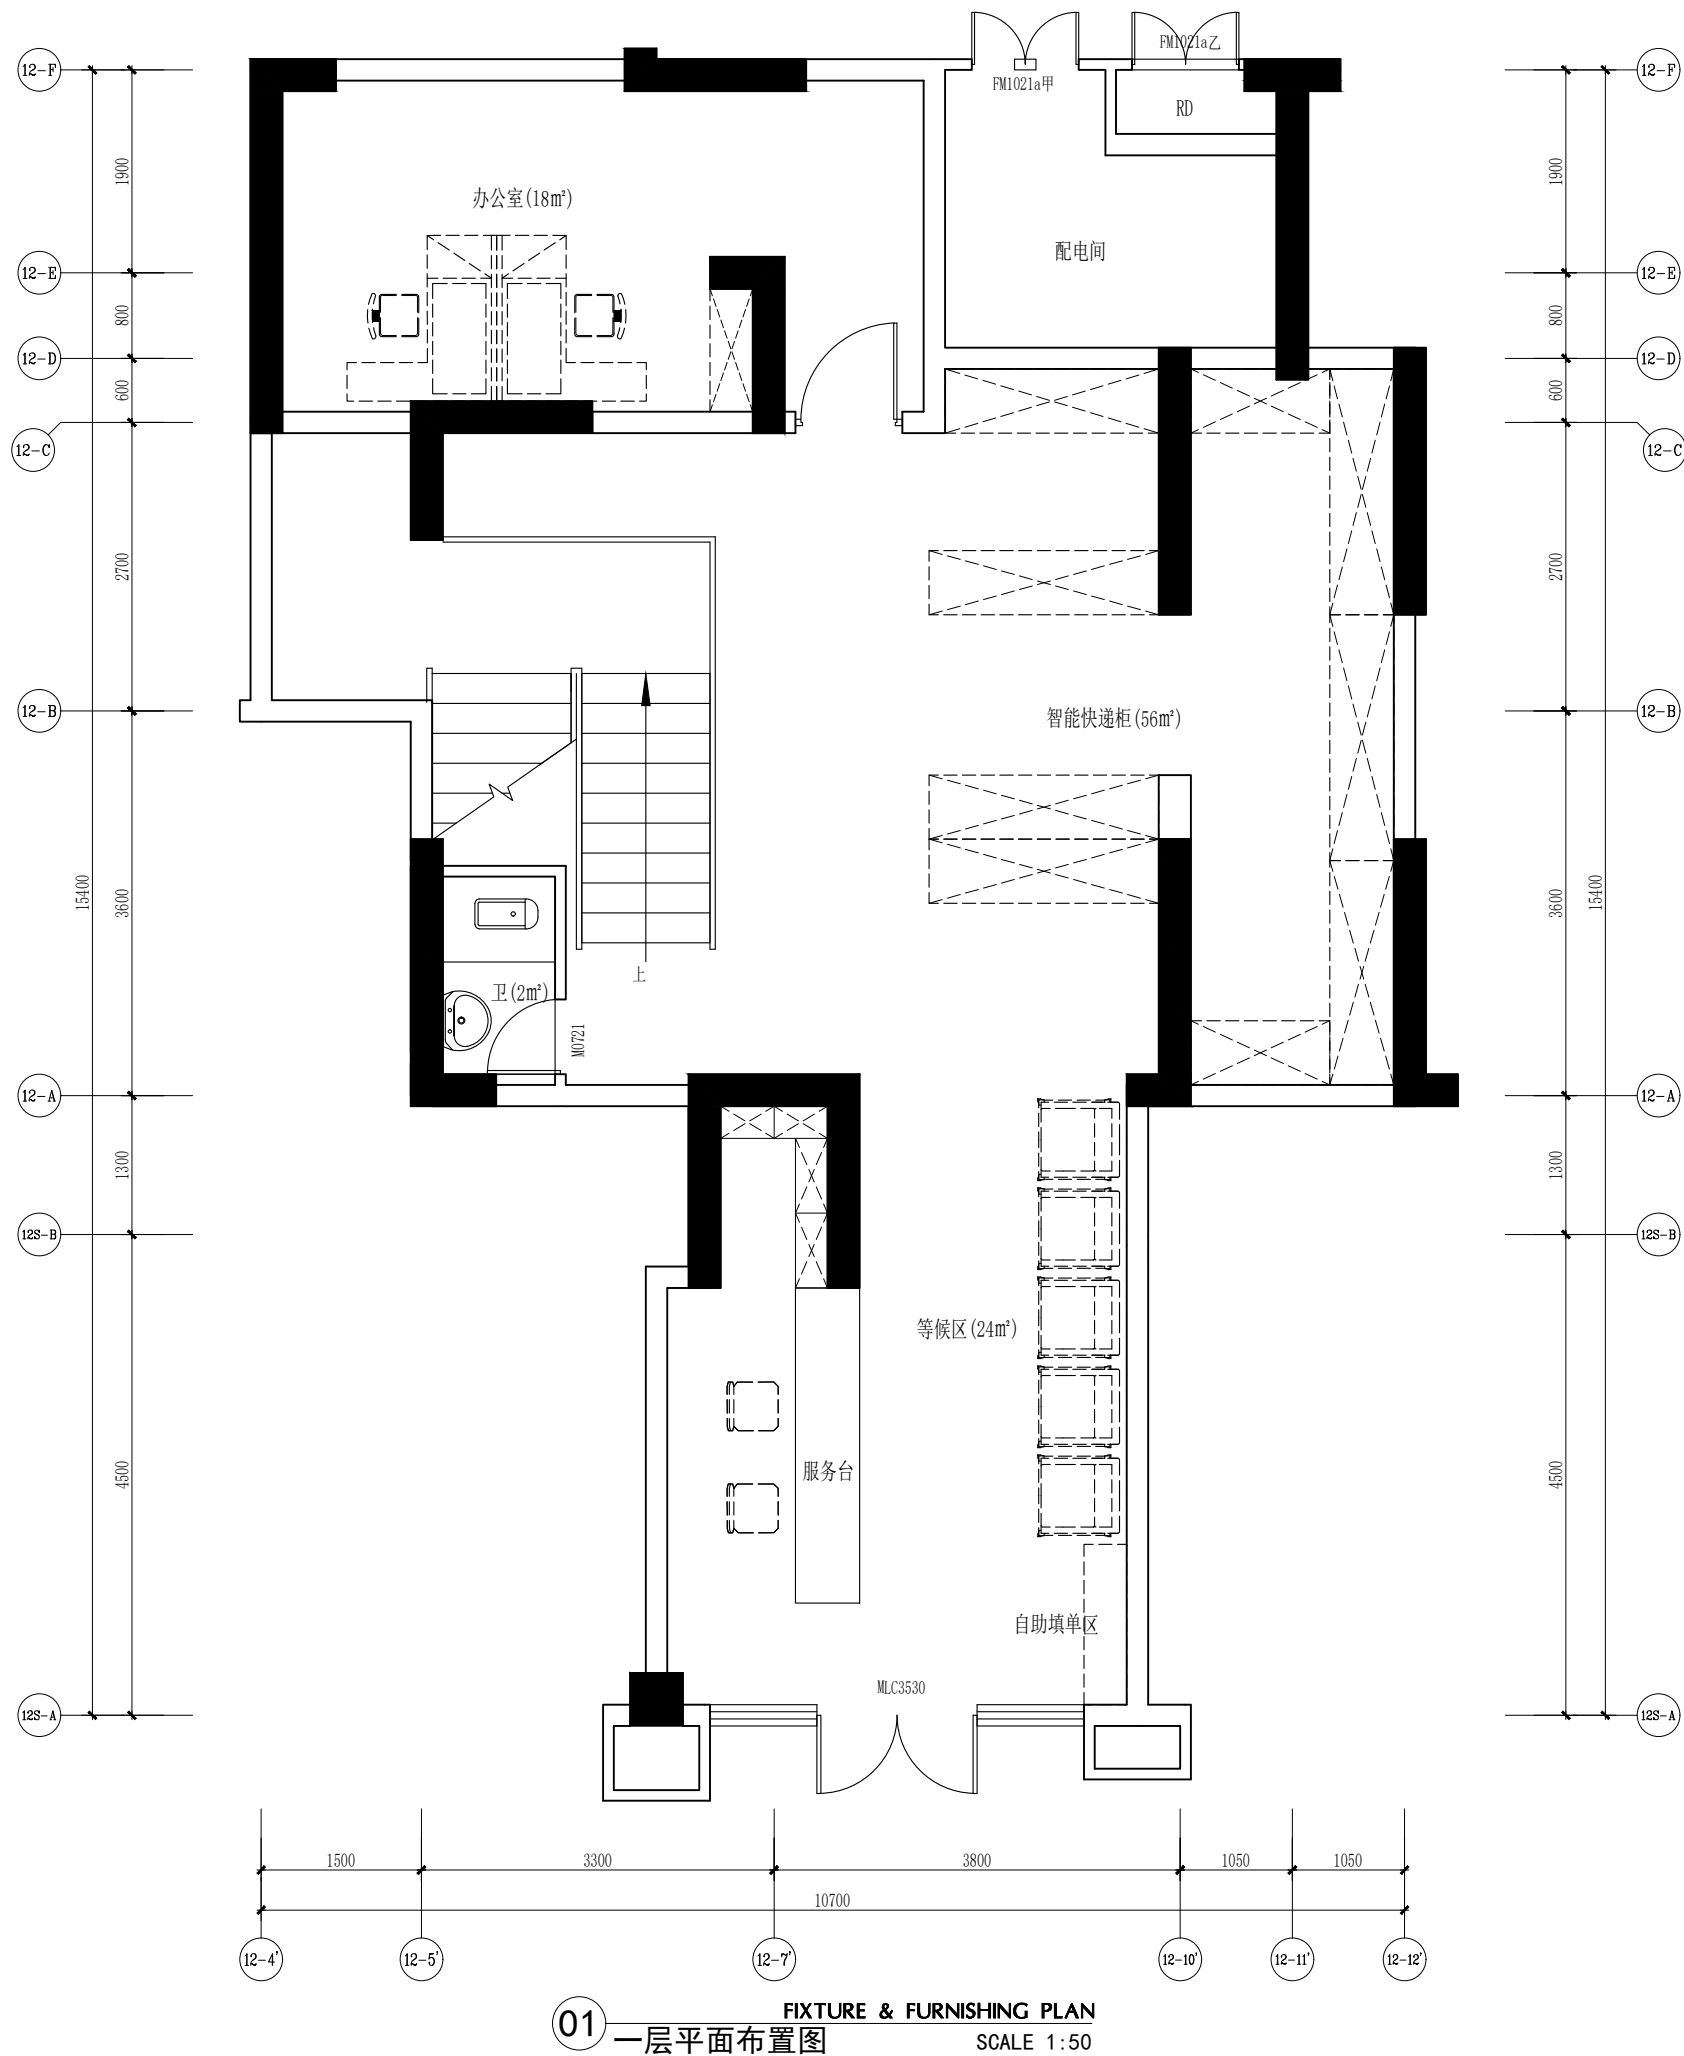

01 一层平面布置图
FIXTURE & FURNISHING PLAN
SCALE 1:50

空调采用分体式

 设计单位



杭州园林景观设计有限公司
— Since 1989 —

— 风景园林工程设计专项甲级 —
— 设计证书编号: A233006582 —
— 道路工程桥梁工程专业乙级 —
— 设计证书编号: A233006582 —
— 建筑工程专业乙级 —
— 设计证书编号: A233006582 —

建设单位

工程名称

平阳县昆阳镇城东
环境改造提升工程(未来社区)

工程编号

子项

类别

实名

签名

审定

审核

工程负责人

专业负责人

校对

设计

绘图

会签栏

建筑

电气

结构

暖通

给排水

弱电

图纸名称

快递能量站一层平面布置图

专业

装饰

设计阶段

初步设计

图号


1F-P-01

修改版次

出图盖章

未盖技术出图章 本图纸无效


A3 420X297

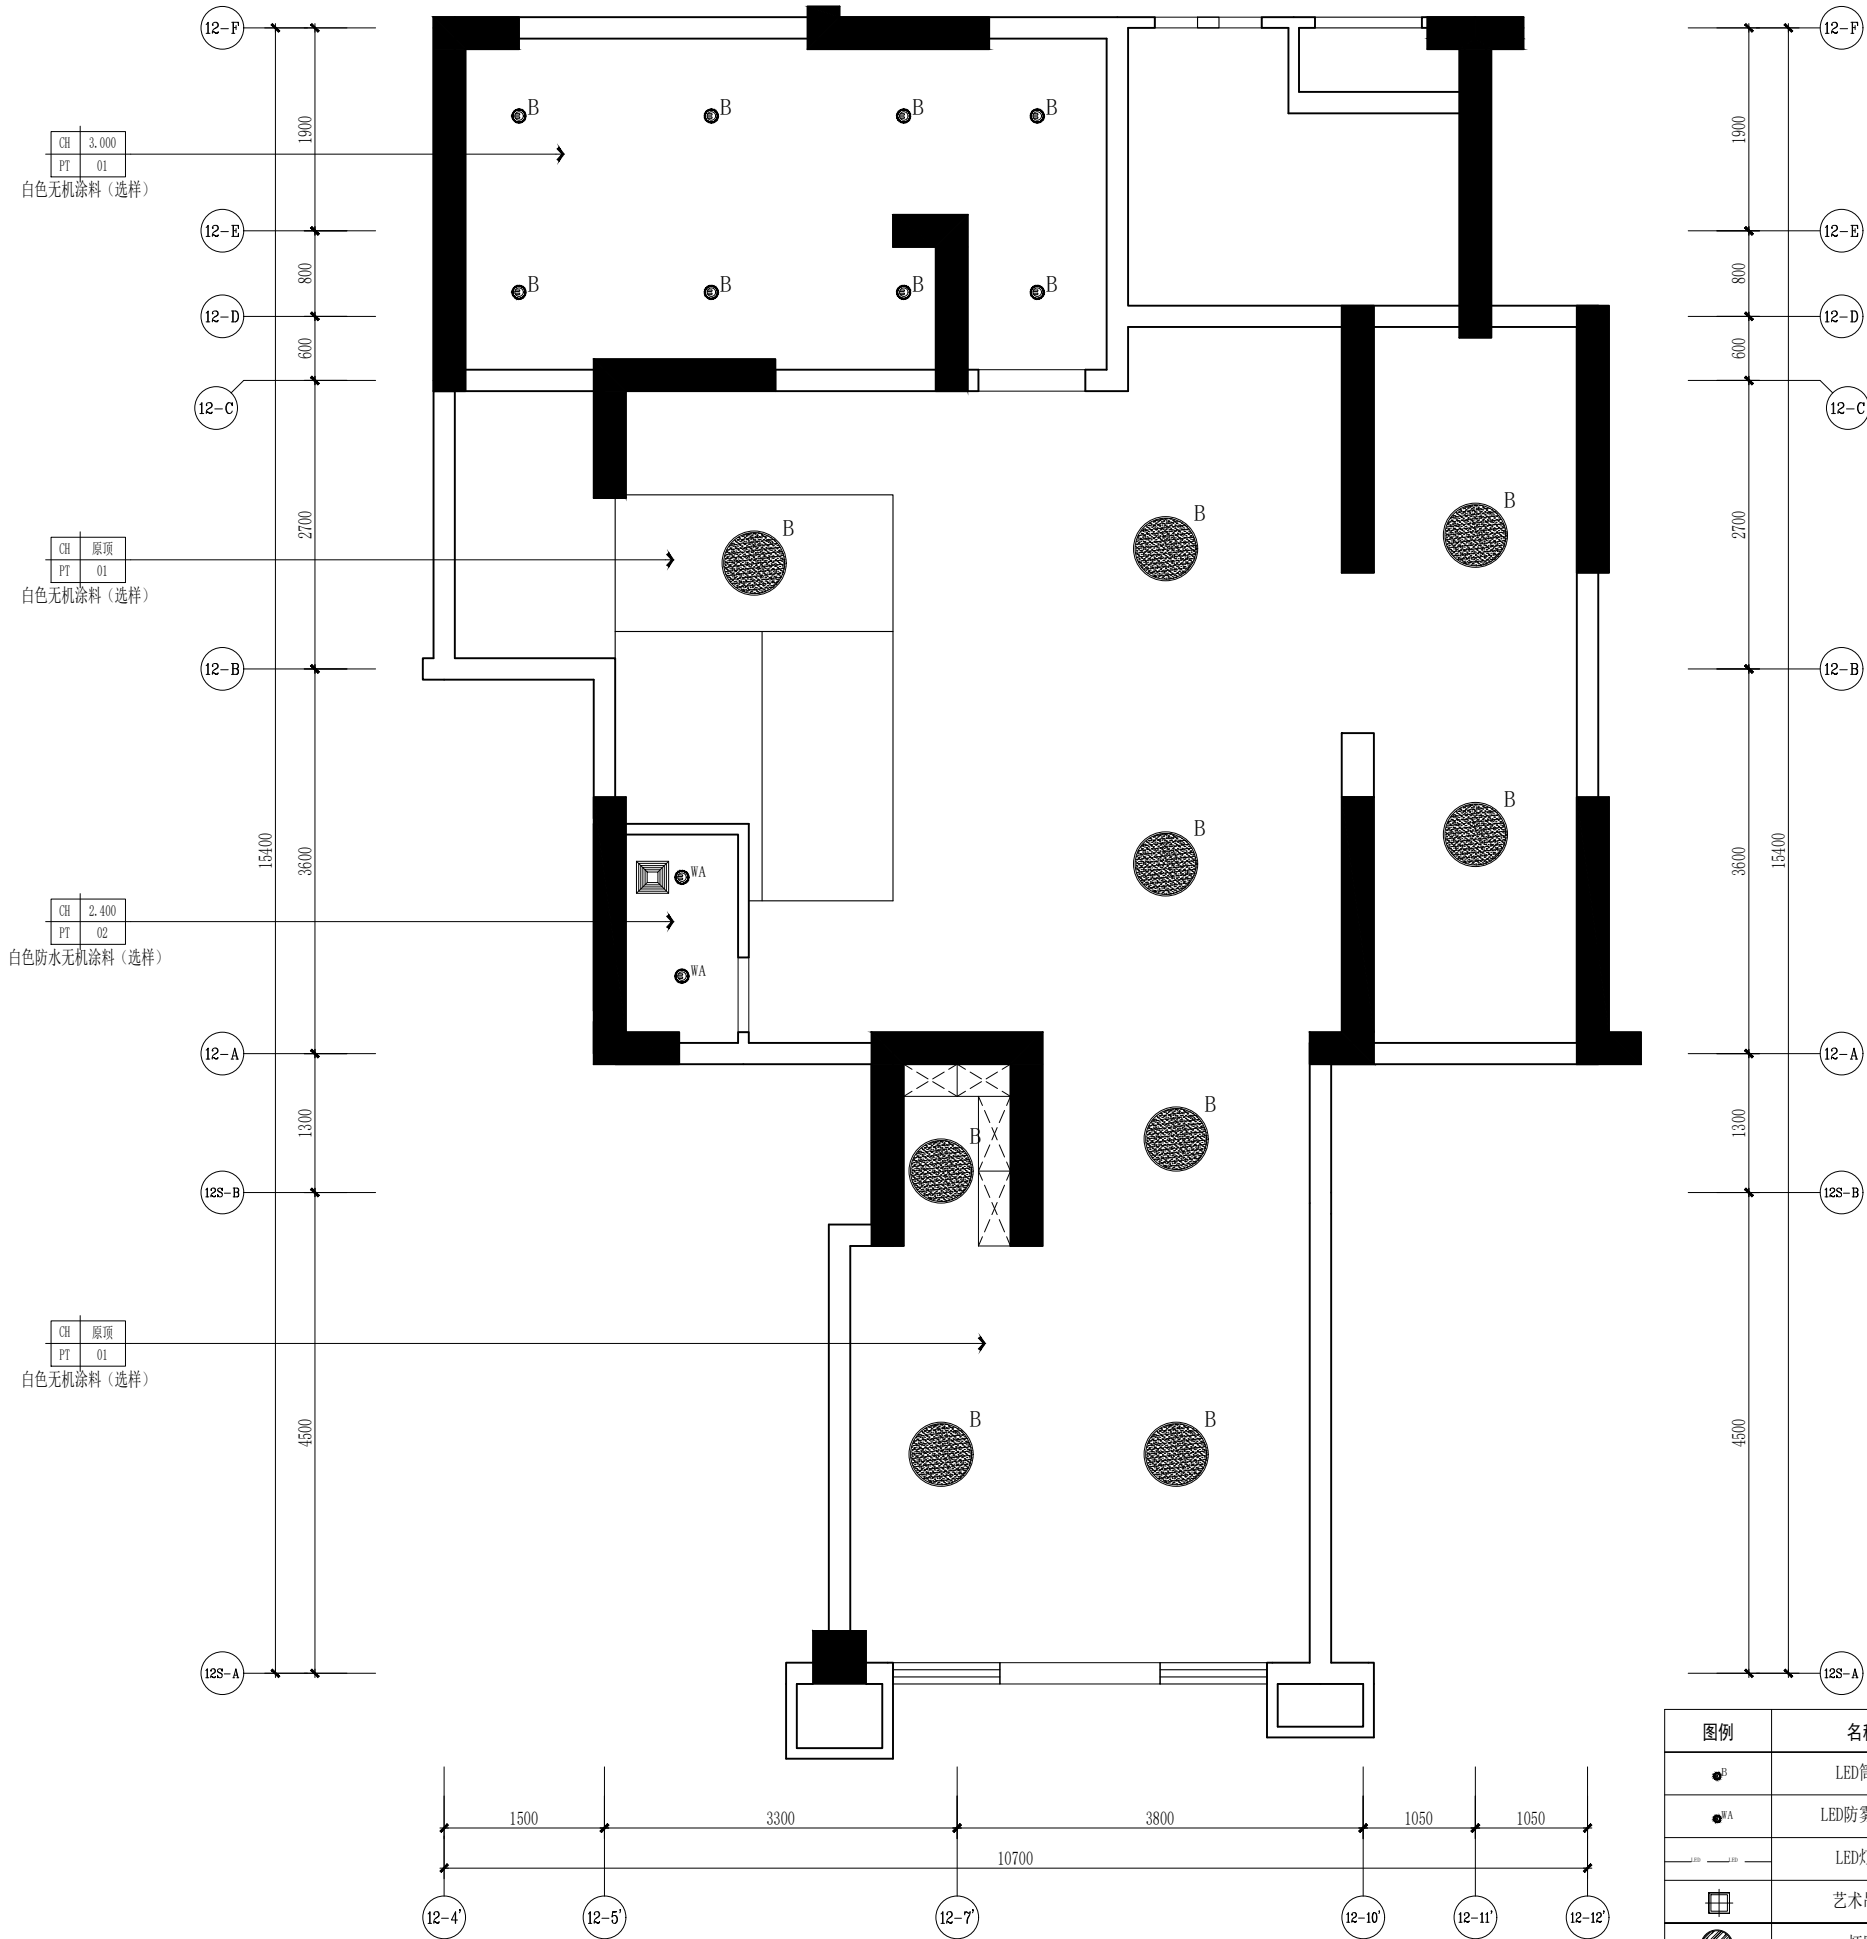

01 一层天花布置图
REFLECTED CEILING PLAN
SCALE 1:50

图例	名称	光源、色温、材质	安装形式 (米)
	LED筒灯	8W、3500K	嵌入式
	LED防雾筒灯	5W、3500K	嵌入式
	LED灯带	8W/m、3500K	嵌入式
	艺术吊灯	8W、3500K	吊装
	灯膜	3500K	
	吸顶灯	36W、3500K	
	换气扇 (顶面)		

 设计单位



杭州园林景观设计有限公司
— Since 1989 —

— 风景园林工程设计专项甲级 —
设计证书编号: A233006582

— 道路工程桥梁工程专业乙级 —
设计证书编号: A233006582

— 建筑工程专业乙级 —
设计证书编号: A233006582

建设单位

工程名称


平阳县昆阳镇城东
环境改造提升工程 (未来社区)

工程编号			
子 项			
类 别	实 名	签 名	
审 定			
审 核			
工程负责人			
专业负责人			
校 对			
设 计			
绘 图			
会签栏			
建 筑		电 气	
结 构		暖 通	
给排水		弱 电	

图纸名称			
快递能量站一层天花布置图			
专业	装饰	设计阶段	初步设计
图号	1F-P-02	修改版次	

出图盖章


未盖技术出图章 本图纸无效

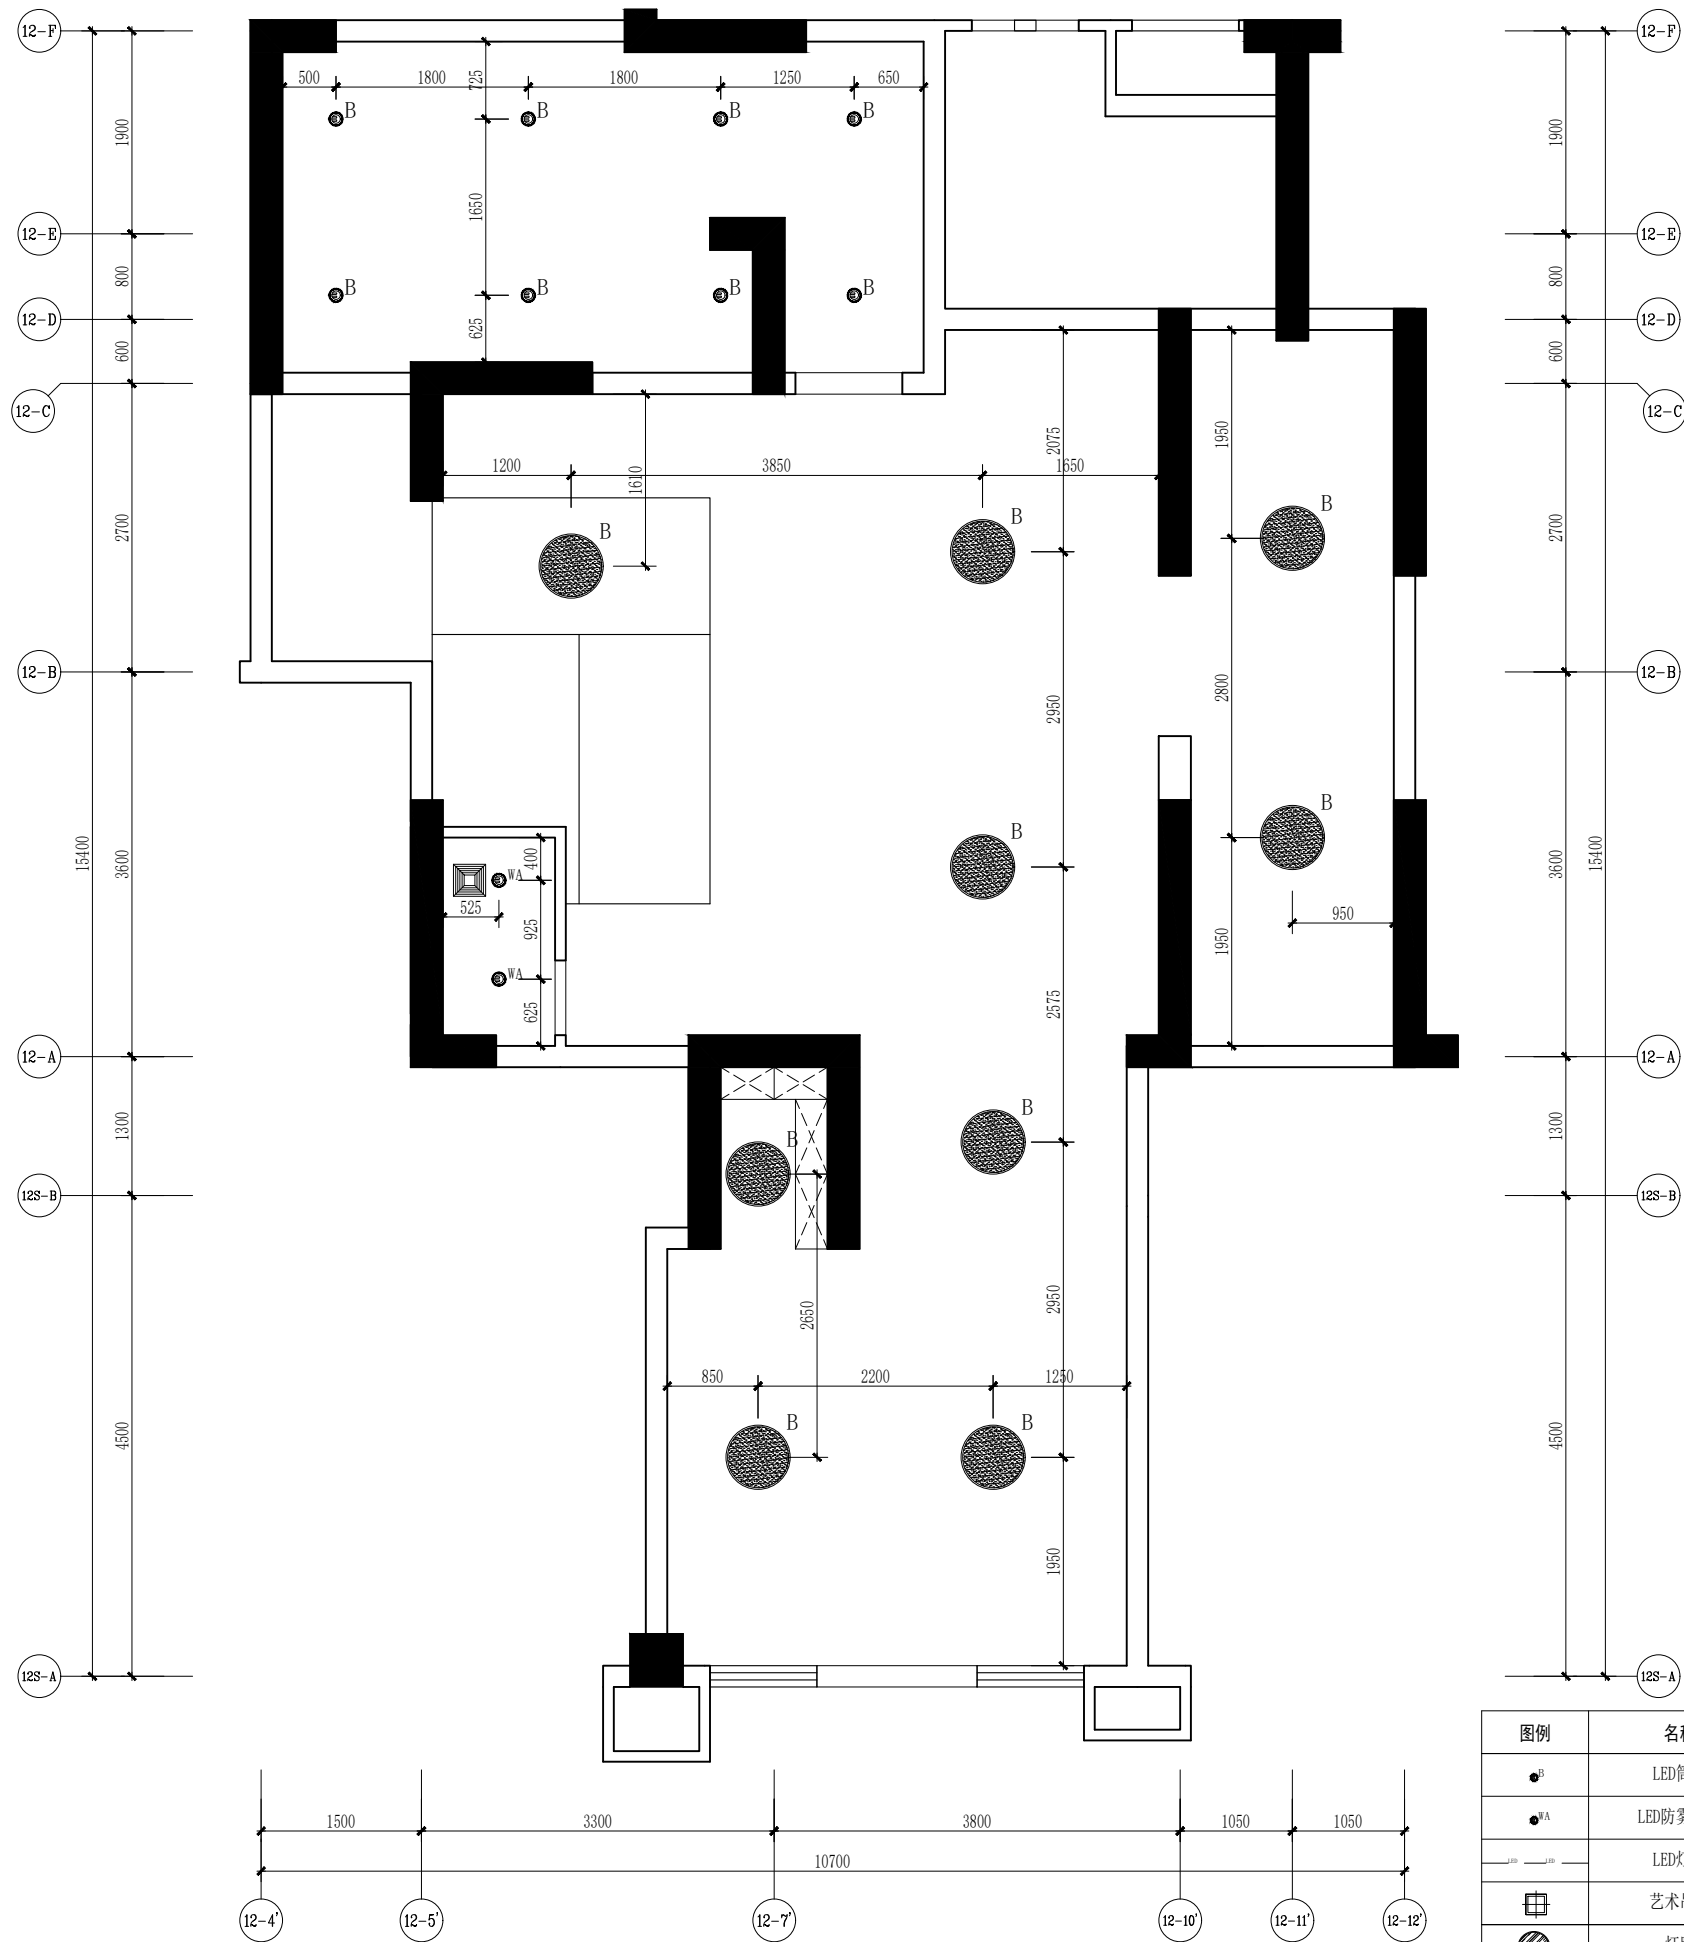

01 一层灯具定位图
LAMPS AND LANTERNS PLAN
SCALE 1:50

图例	名称	光源、色温、材质	安装形式 (米)
● ^B	LED筒灯	8W、3500K	嵌入式
● ^{WA}	LED防雾筒灯	5W、3500K	嵌入式
— ^A — ^A —	LED灯带	8W/m、3500K	嵌入式
⊞	艺术吊灯	8W、3500K	吊装
⊞	灯膜	3500K	
● ^A	吸顶灯	36W、3500K	
⊞	换气扇 (顶面)		

 设计单位



杭州园林景观设计有限公司
— Since 1989 —

— 风景园林工程设计专项甲级 —
设计证书编号: A233006582

— 道路工程桥梁工程专业乙级 —
设计证书编号: A233006582

— 建 筑 工 程 专 业 乙 级 —
设计证书编号: A233006582

建设单位

工程名称

平阳县昆阳镇城东
环境改造提升工程 (未来社区)

工程编号

子 项

类 别

实 名

签 名

审 定

审 核

工程负责人

专业负责人

校 对

设 计

绘 图

会签栏

建 筑

电 气

结 构

暖 通

给排水

弱 电

图纸名称

快递能量站一层灯具定位图

专业

装饰

设计阶段

初步设计


图号

1F-P-03

修改版次

出图盖章


未盖技术出图章 本图纸无效

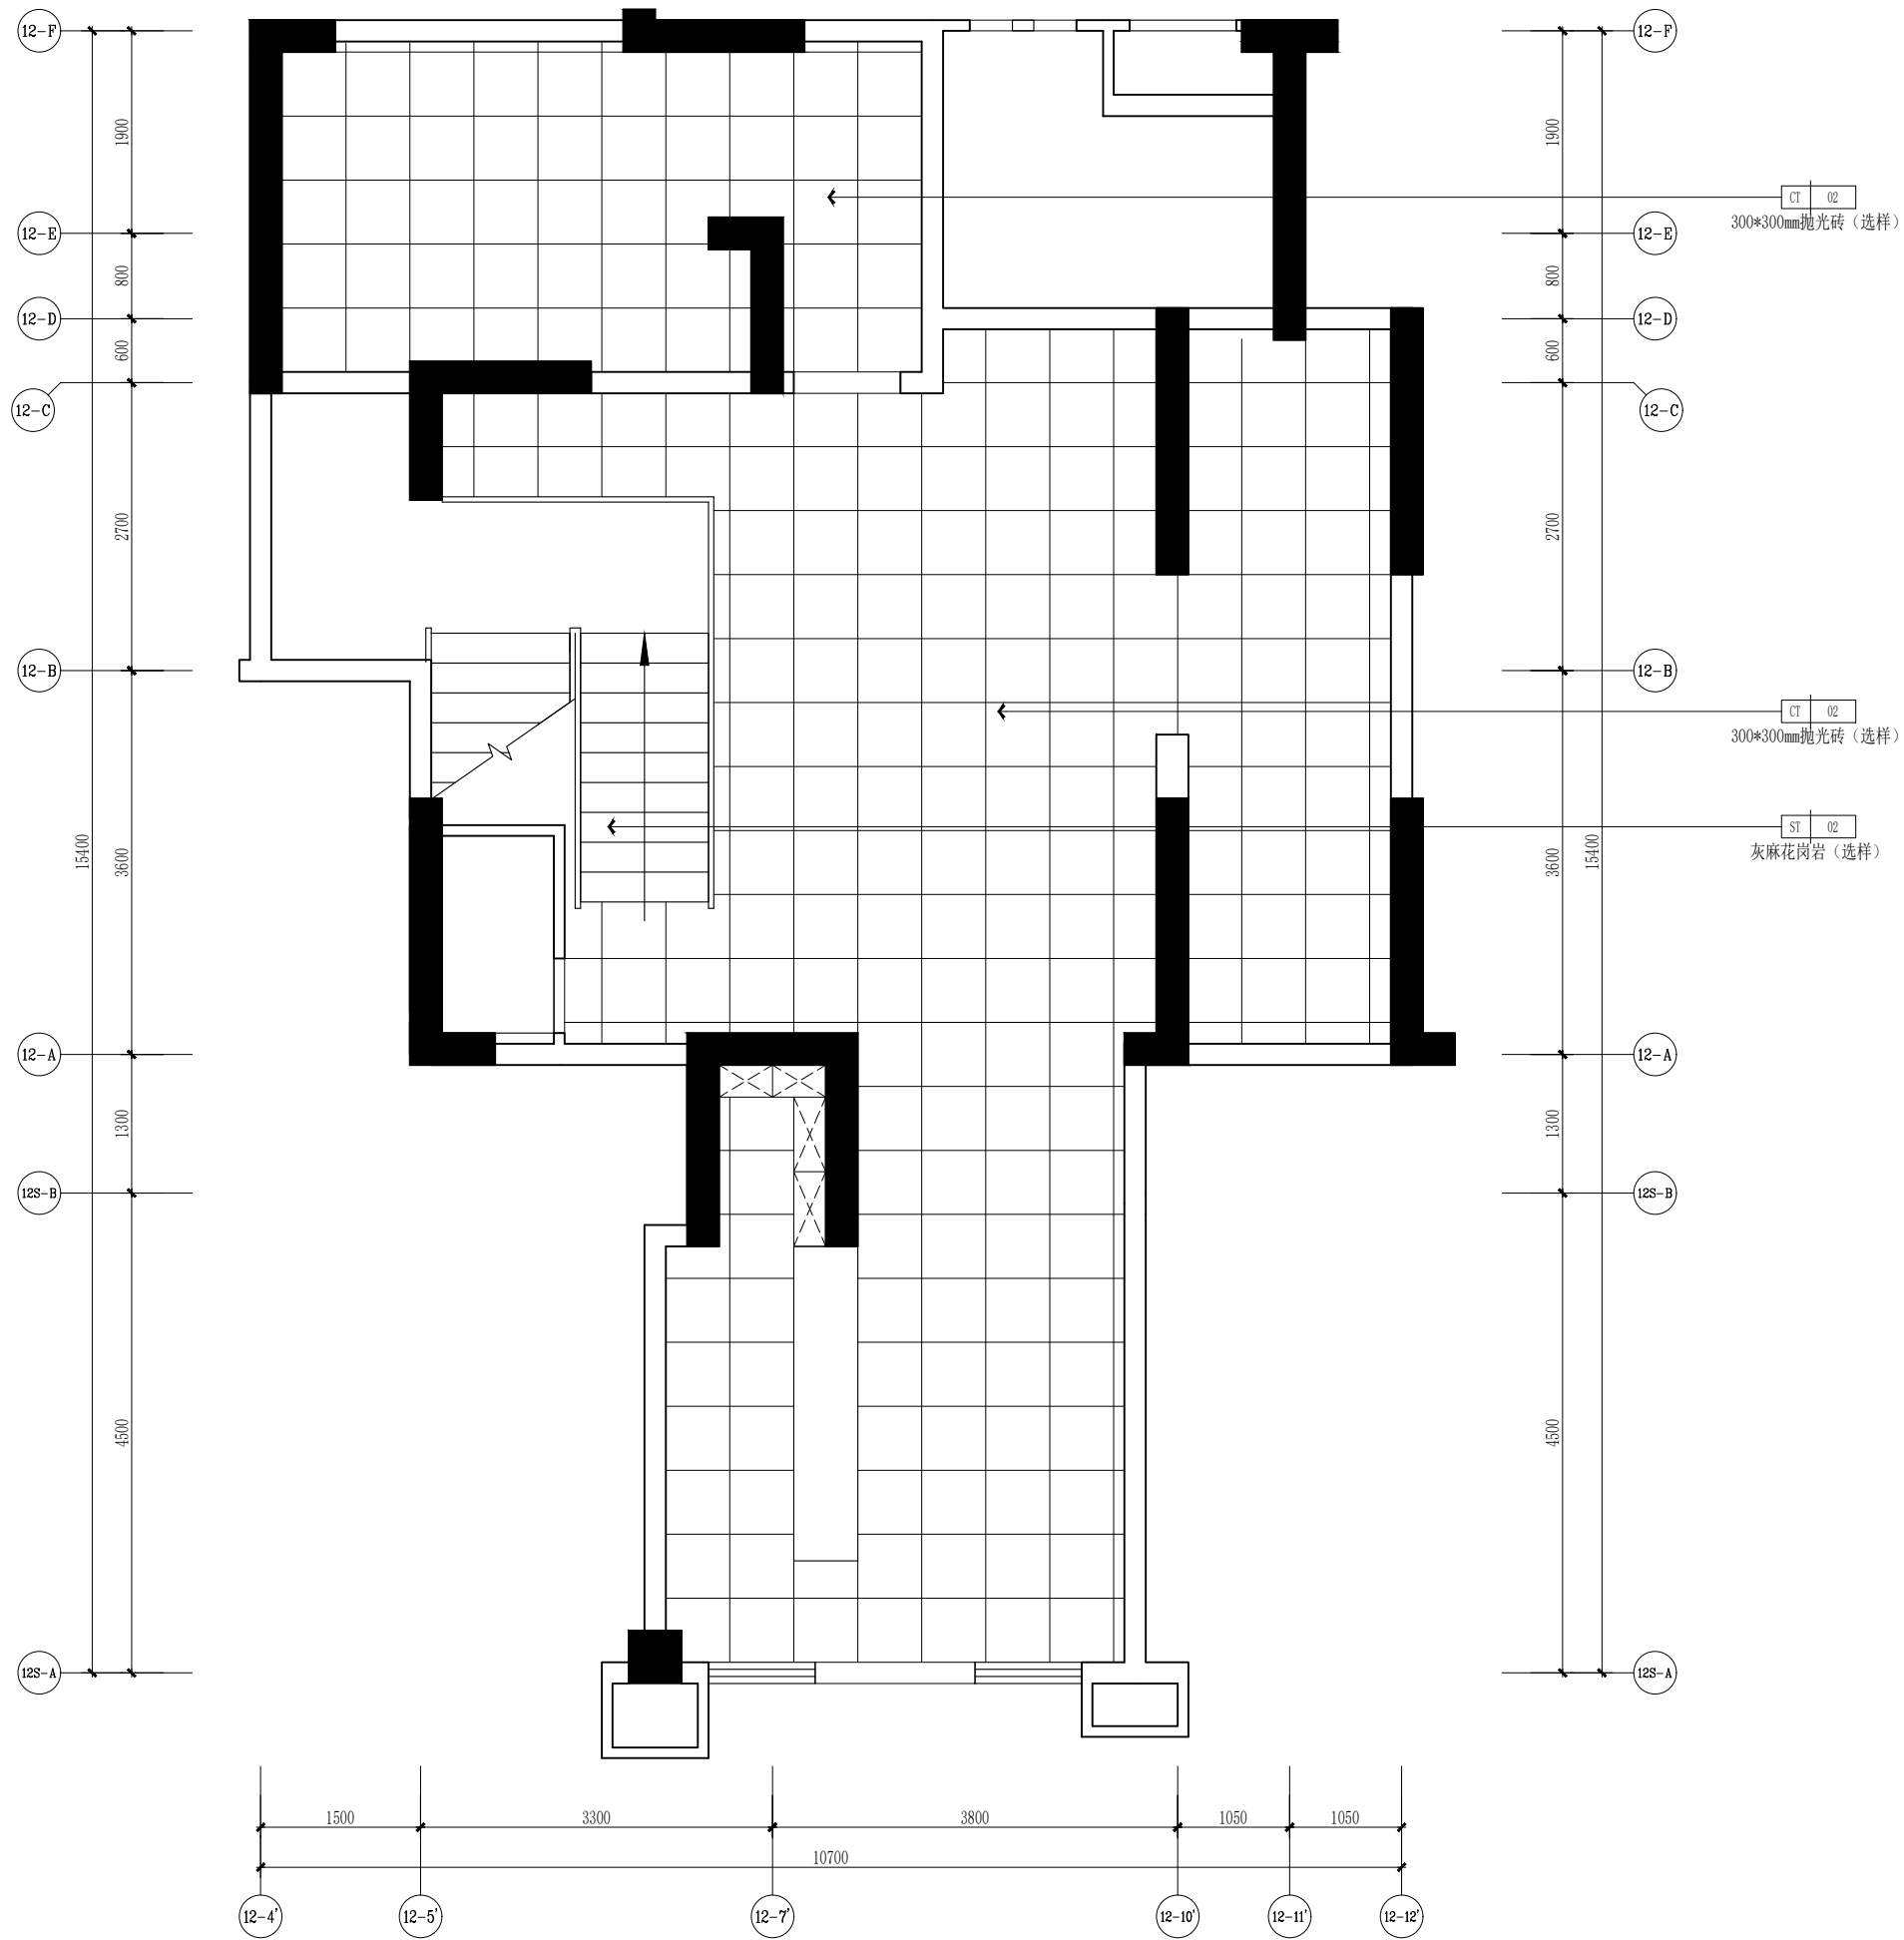

01 一层地面铺装图 FLOOR COVERING PLAN
SCALE 1:50

空调采用分体式

 设计单位



杭州园林景观设计有限公司
— Since 1989 —

— 风景园林工程设计专项甲级 —
设计证书编号: A233006582
— 道路工程桥梁工程专业乙级 —
设计证书编号: A233006582
— 建 筑 工 程 专 业 乙 级 —
设计证书编号: A233006582

建设单位

工程名称

平阳县昆阳镇城东
环境改造提升工程（未来社区）

工程编号

子 项

类 别

实 名

签 名

审 定

审 核

工程负责人

专业负责人

校 对

设 计

绘 图

会签栏

建 筑

电 气

结 构

暖 通

给排水

弱 电

图纸名称

快递能量站一层地面铺装图

专业

装饰

设计阶段

初步设计

图号

1F-P-04

修改版次

出图盖章

未盖技术出图章 本图纸无效


A3 420X297

空间	办公室
顶面	PT-01 白色无机涂料（选择） 18m²
墙面	PT-01 白色无机涂料（选择） / 66m² MT-01 50mm高黑钛金拉丝不锈钢踢脚线（选择）
地面	CT-02 300*300mm抛光砖（选择） 18m²

空间	-
顶面	PT-01 白色无机涂料（选择） 56m²
墙面	PT-01 白色无机涂料（选择） / 216m² MT-01 50mm高黑钛金拉丝不锈钢踢脚线（选择）
地面	CT-02 300*300mm抛光砖（选择） 56m²

空间	卫生间
顶面	PT-02 白色防水无机涂料（选择） 2m²
墙面	CT-03 300*600mm抛光砖（选择） 14m²
地面	CT-02 300*300mm抛光砖（选择） 2m²

空间	等候区
顶面	PT-01 白色无机涂料（选择） 24m²
墙面	PT-01 白色无机涂料（选择） / 105m² MT-01 50mm高黑钛金拉丝不锈钢踢脚线（选择）
地面	CT-02 300*300mm抛光砖（选择） 24m²

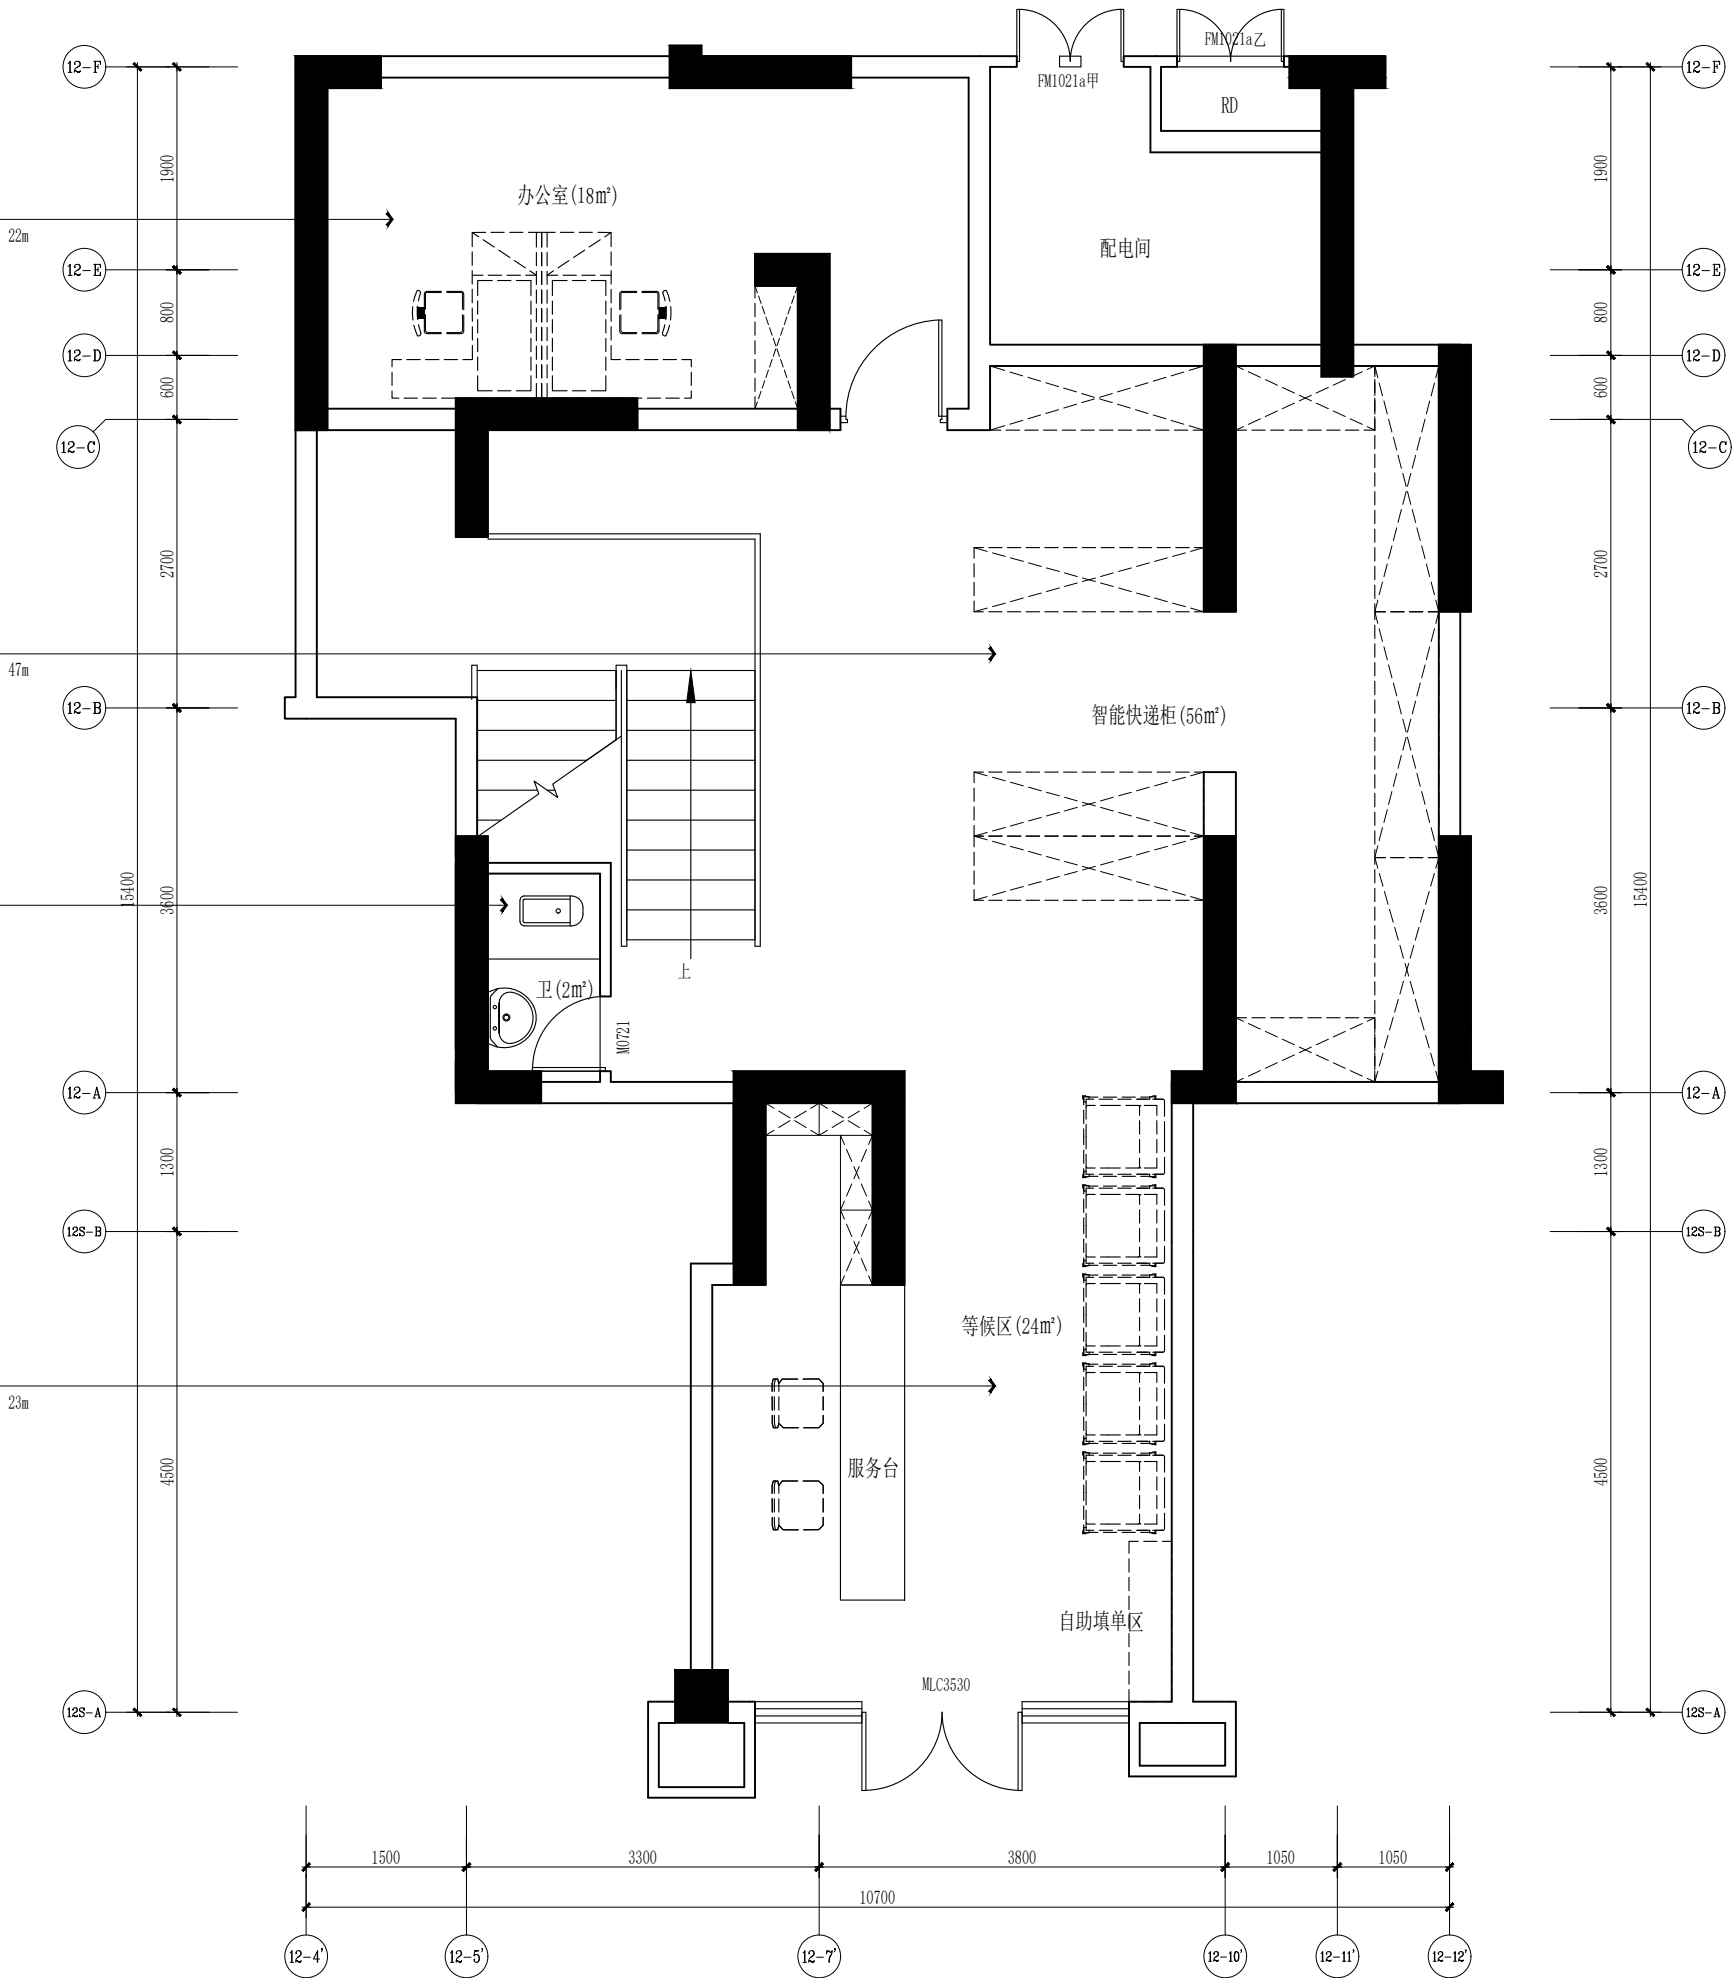

设计单位



杭州园林景观设计有限公司
— Since 1989 —

— 风景园林工程设计专项甲级 —
— 设计证书编号: A233006582 —
— 道路工程桥梁工程专业乙级 —
— 设计证书编号: A233006582 —
— 建筑工程专业乙级 —
— 设计证书编号: A233006582 —

建设单位

工程名称

平阳县昆阳镇城东
环境改造提升工程（未来社区）

工程编号

子项

类别

实名

签名

审定

审核

工程负责人

专业负责人

校对

设计

绘图

会签栏

建筑

电气

结构

暖通

给排水

弱电

图纸名称

快递能量站一层立面索引图

专业

装饰

设计阶段

初步设计

图号


1F-P-05

修改版次

出图盖章

未盖技术出图章 本图纸无效

A3 420X297

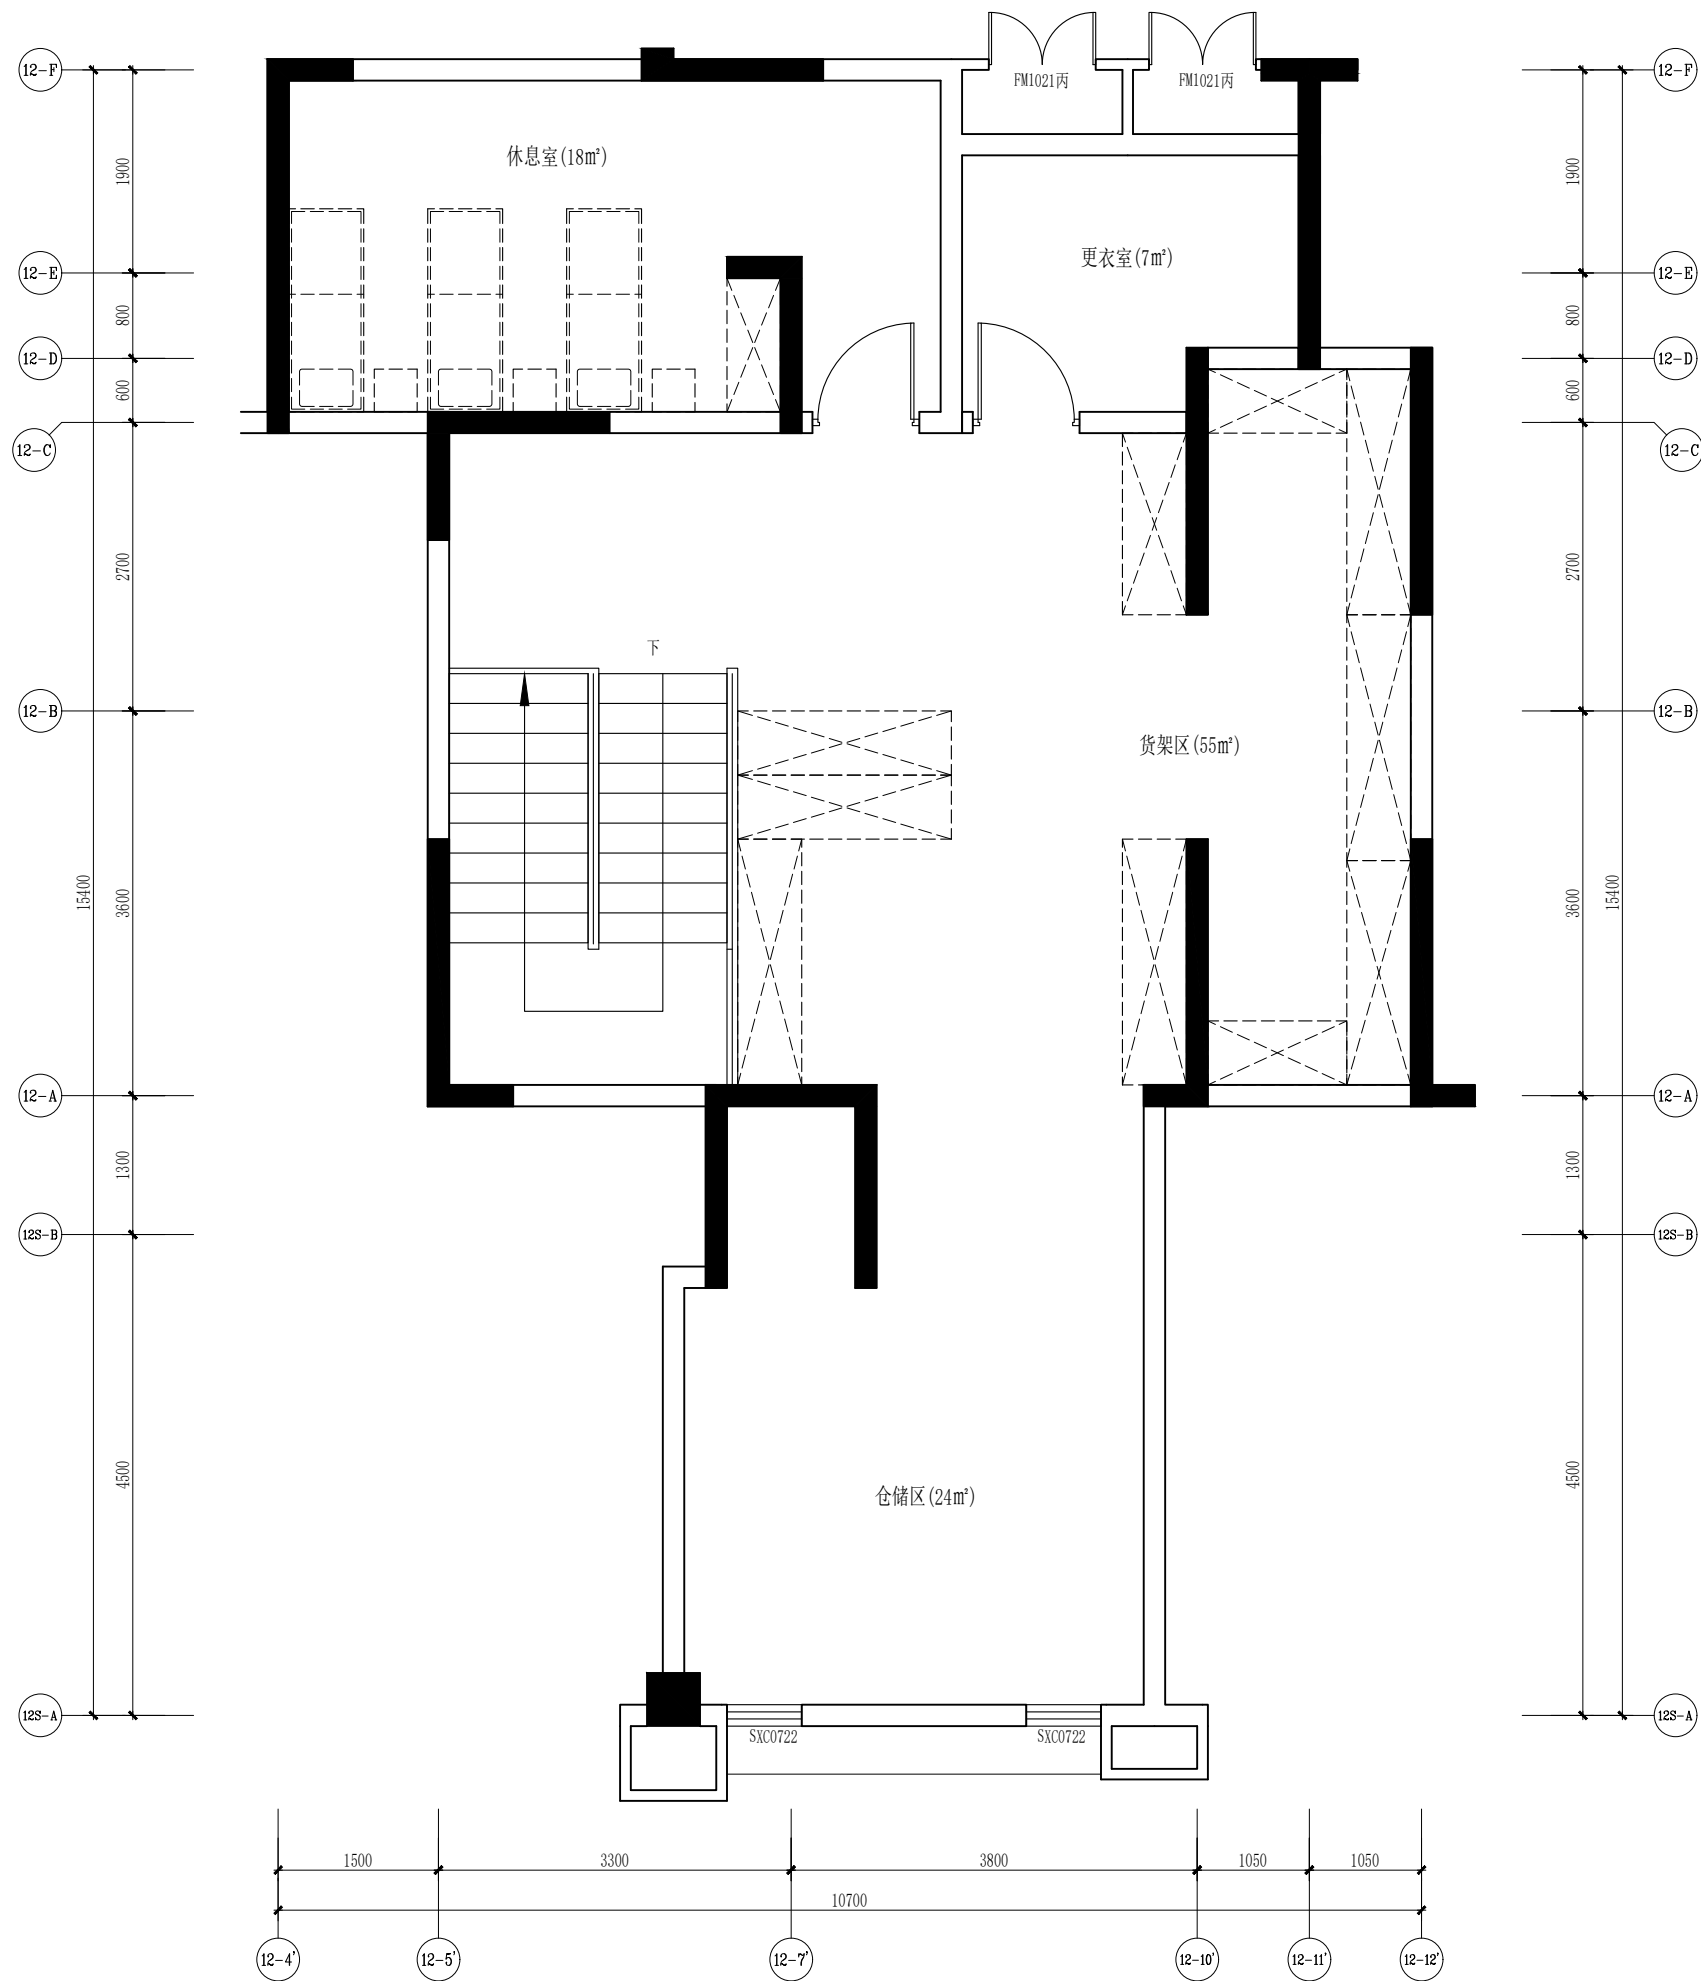

01 二层平面布置图
FIXTURE & FURNISHING PLAN
SCALE 1:50

空调采用分体式

设计单位



杭州园林景观设计有限公司
— Since 1989 —

— 风景园林工程设计专项甲级 —
设计证书编号: A233006582
— 道路桥梁工程 专业 乙级 —
设计证书编号: A233006582
— 建 筑 工 程 专 业 乙 级 —
设计证书编号: A233006582

建设单位

工程名称

平阳县昆阳镇城东
环境改造提升工程（未来社区）

工程编号

子 项

类 别

实 名

签 名

审 定

审 核

工程负责人

专业负责人

校 对

设 计

绘 图

会签栏

建 筑

电 气

结 构

暖 通

给排水

弱 电

图纸名称

快递能量站二层平面布置图

专业

装饰

设计阶段

初步设计

图号


2F-P-01

修改版次

出图盖章

未盖技术出图章 本图纸无效

A3 420X297

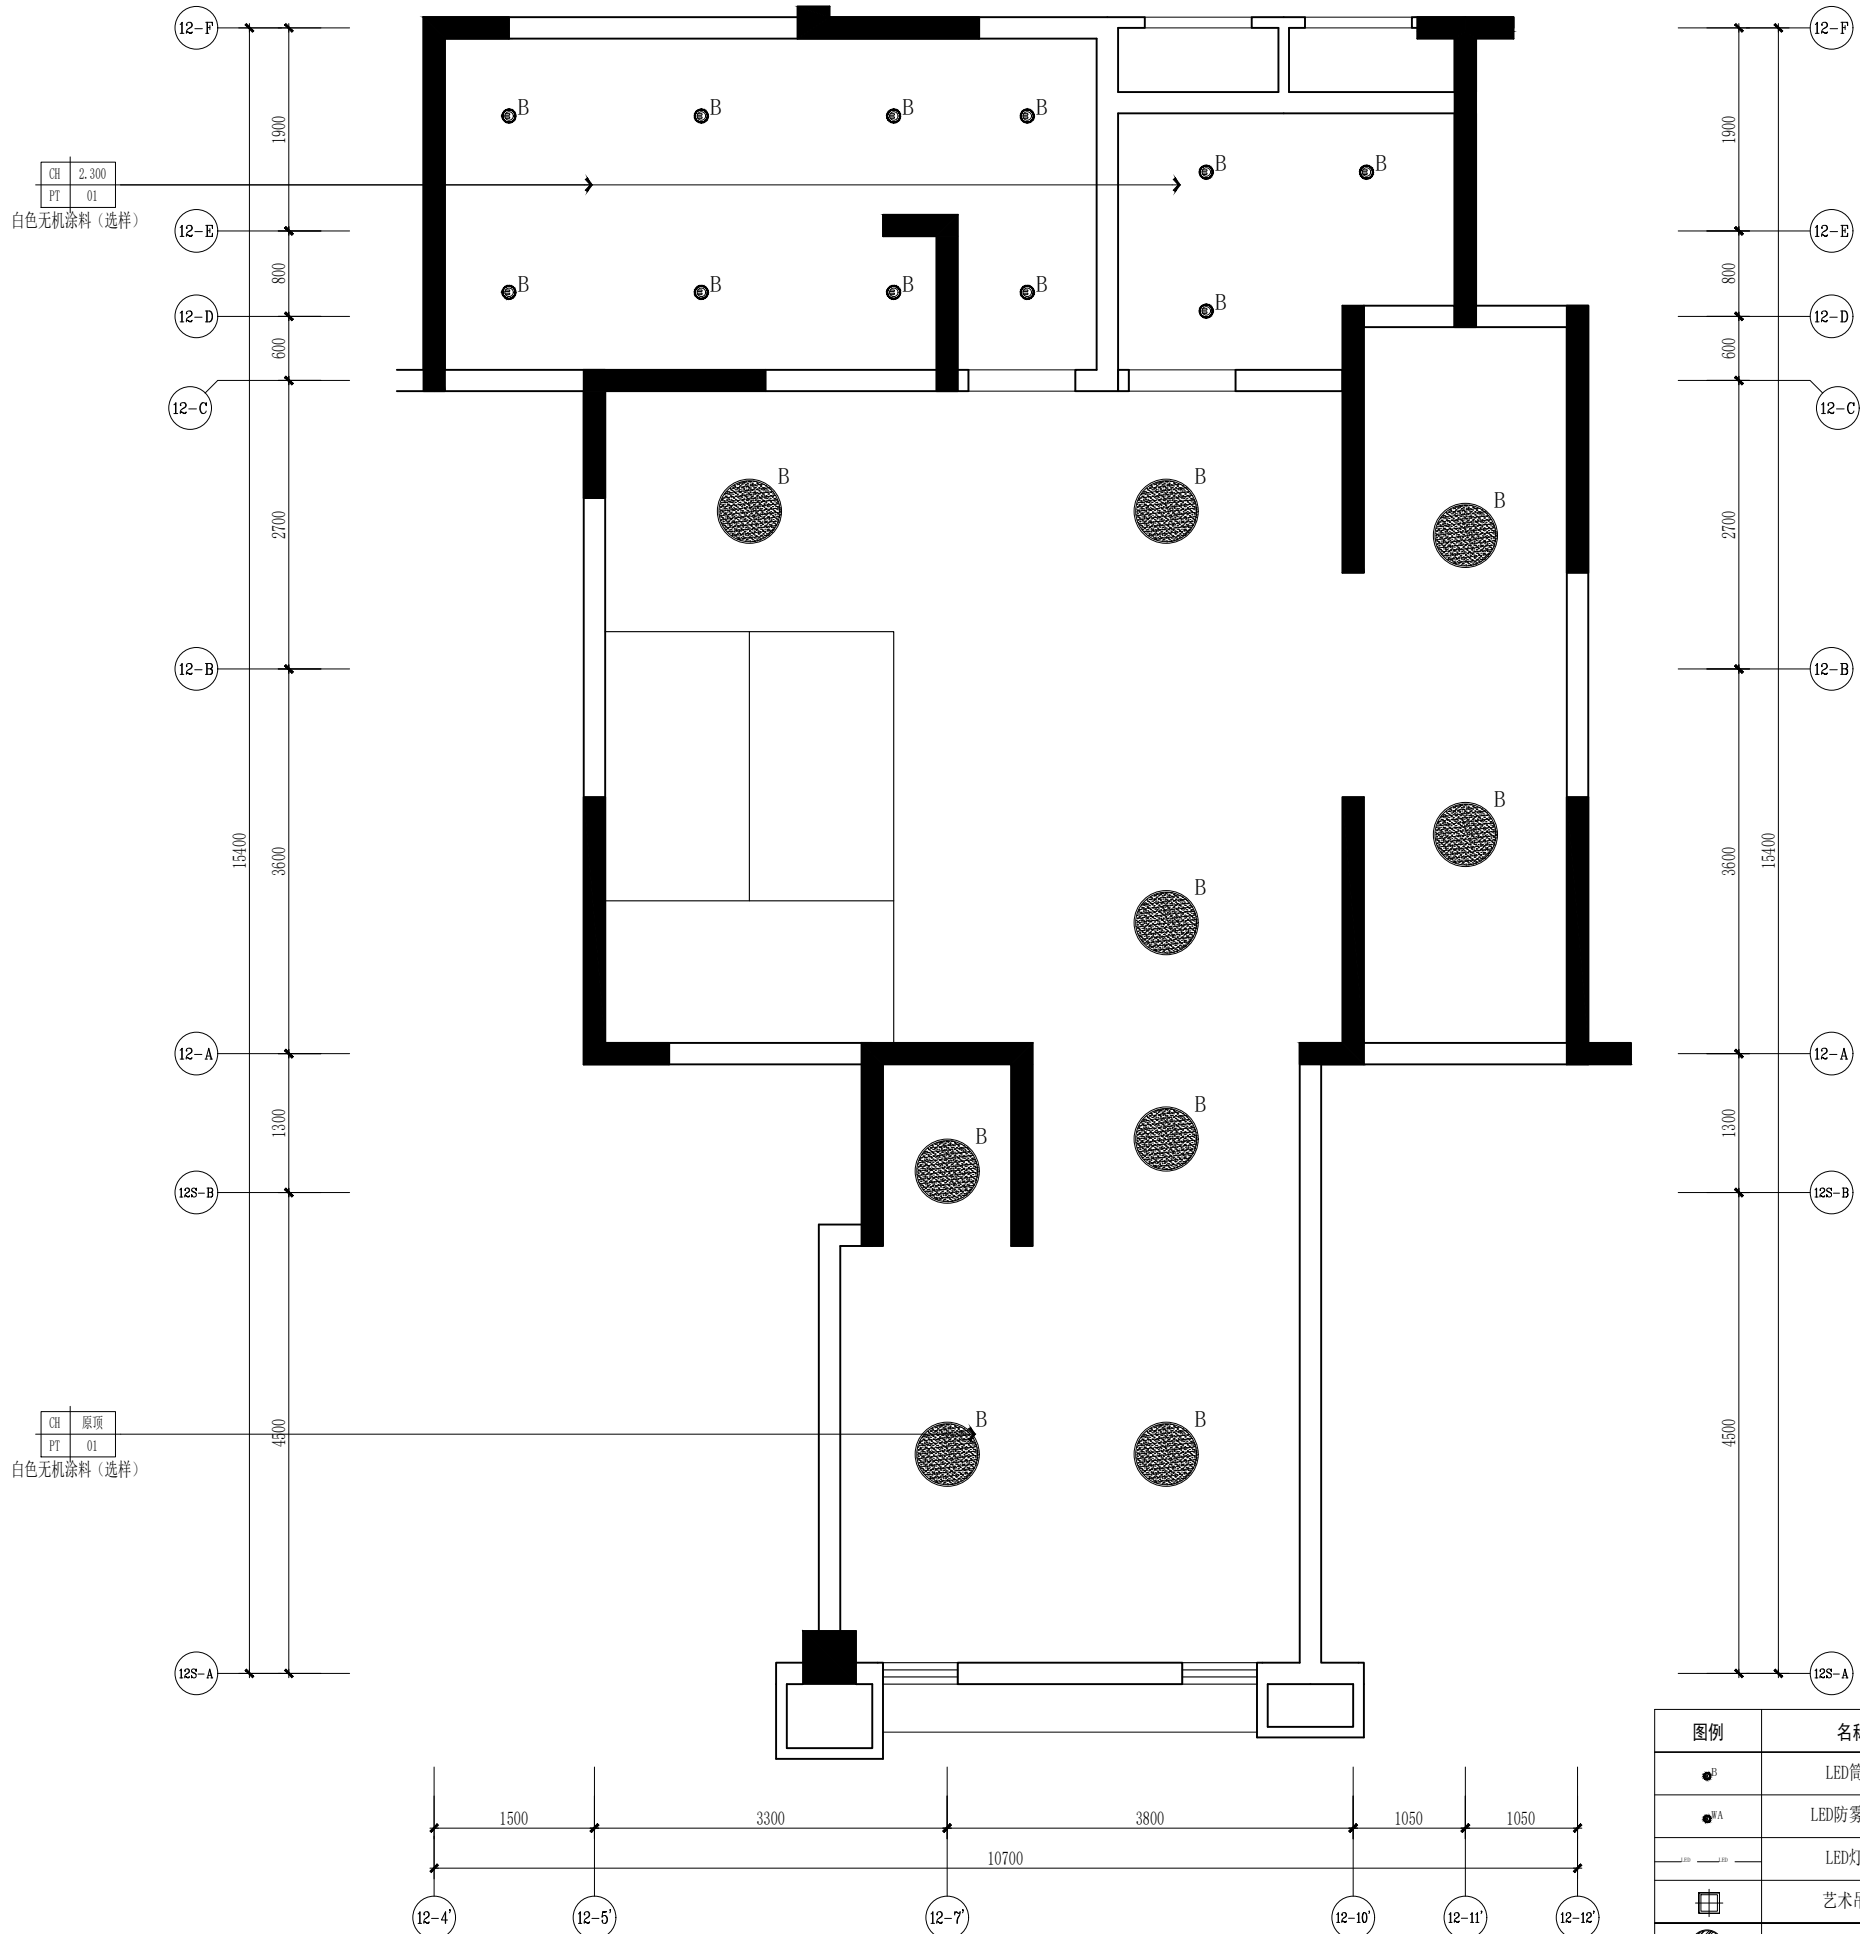

01 二层天花布置图 REFLECTED CEILING PLAN SCALE 1:50

图例	名称	光源、色温、材质	安装形式 (米)
	LED筒灯	8W、3500K	嵌入式
	LED防雾筒灯	5W、3500K	嵌入式
	LED灯带	8W/m、3500K	嵌入式
	艺术吊灯	8W、3500K	吊装
	灯膜	3500K	
	吸顶灯	36W、3500K	
	换气扇 (顶面)		

设计单位

杭州园林景观设计有限公司
— Since 1989 —

— 风景园林工程设计专项甲级 —
设计证书编号: A233006582

— 道路工程桥梁工程专业乙级 —
设计证书编号: A233006582

— 建筑工程专业乙级 —
设计证书编号: A233006582

建设单位

工程名称

平阳县昆阳镇城东
环境改造提升工程 (未来社区)

工程编号			
子 项			
类 别	实 名	签 名	
审 定			
审 核			
工程负责人			
专业负责人			
校 对			
设 计			
绘 图			
会签栏			
建 筑		电 气	
结 构		暖 通	
给排水		弱 电	


图纸名称

快递能量站二层天花布置图

专业	装饰	设计阶段	初步设计
图号	2F-P-02	修改版次	

出图盖章


未盖技术出图章 本图纸无效

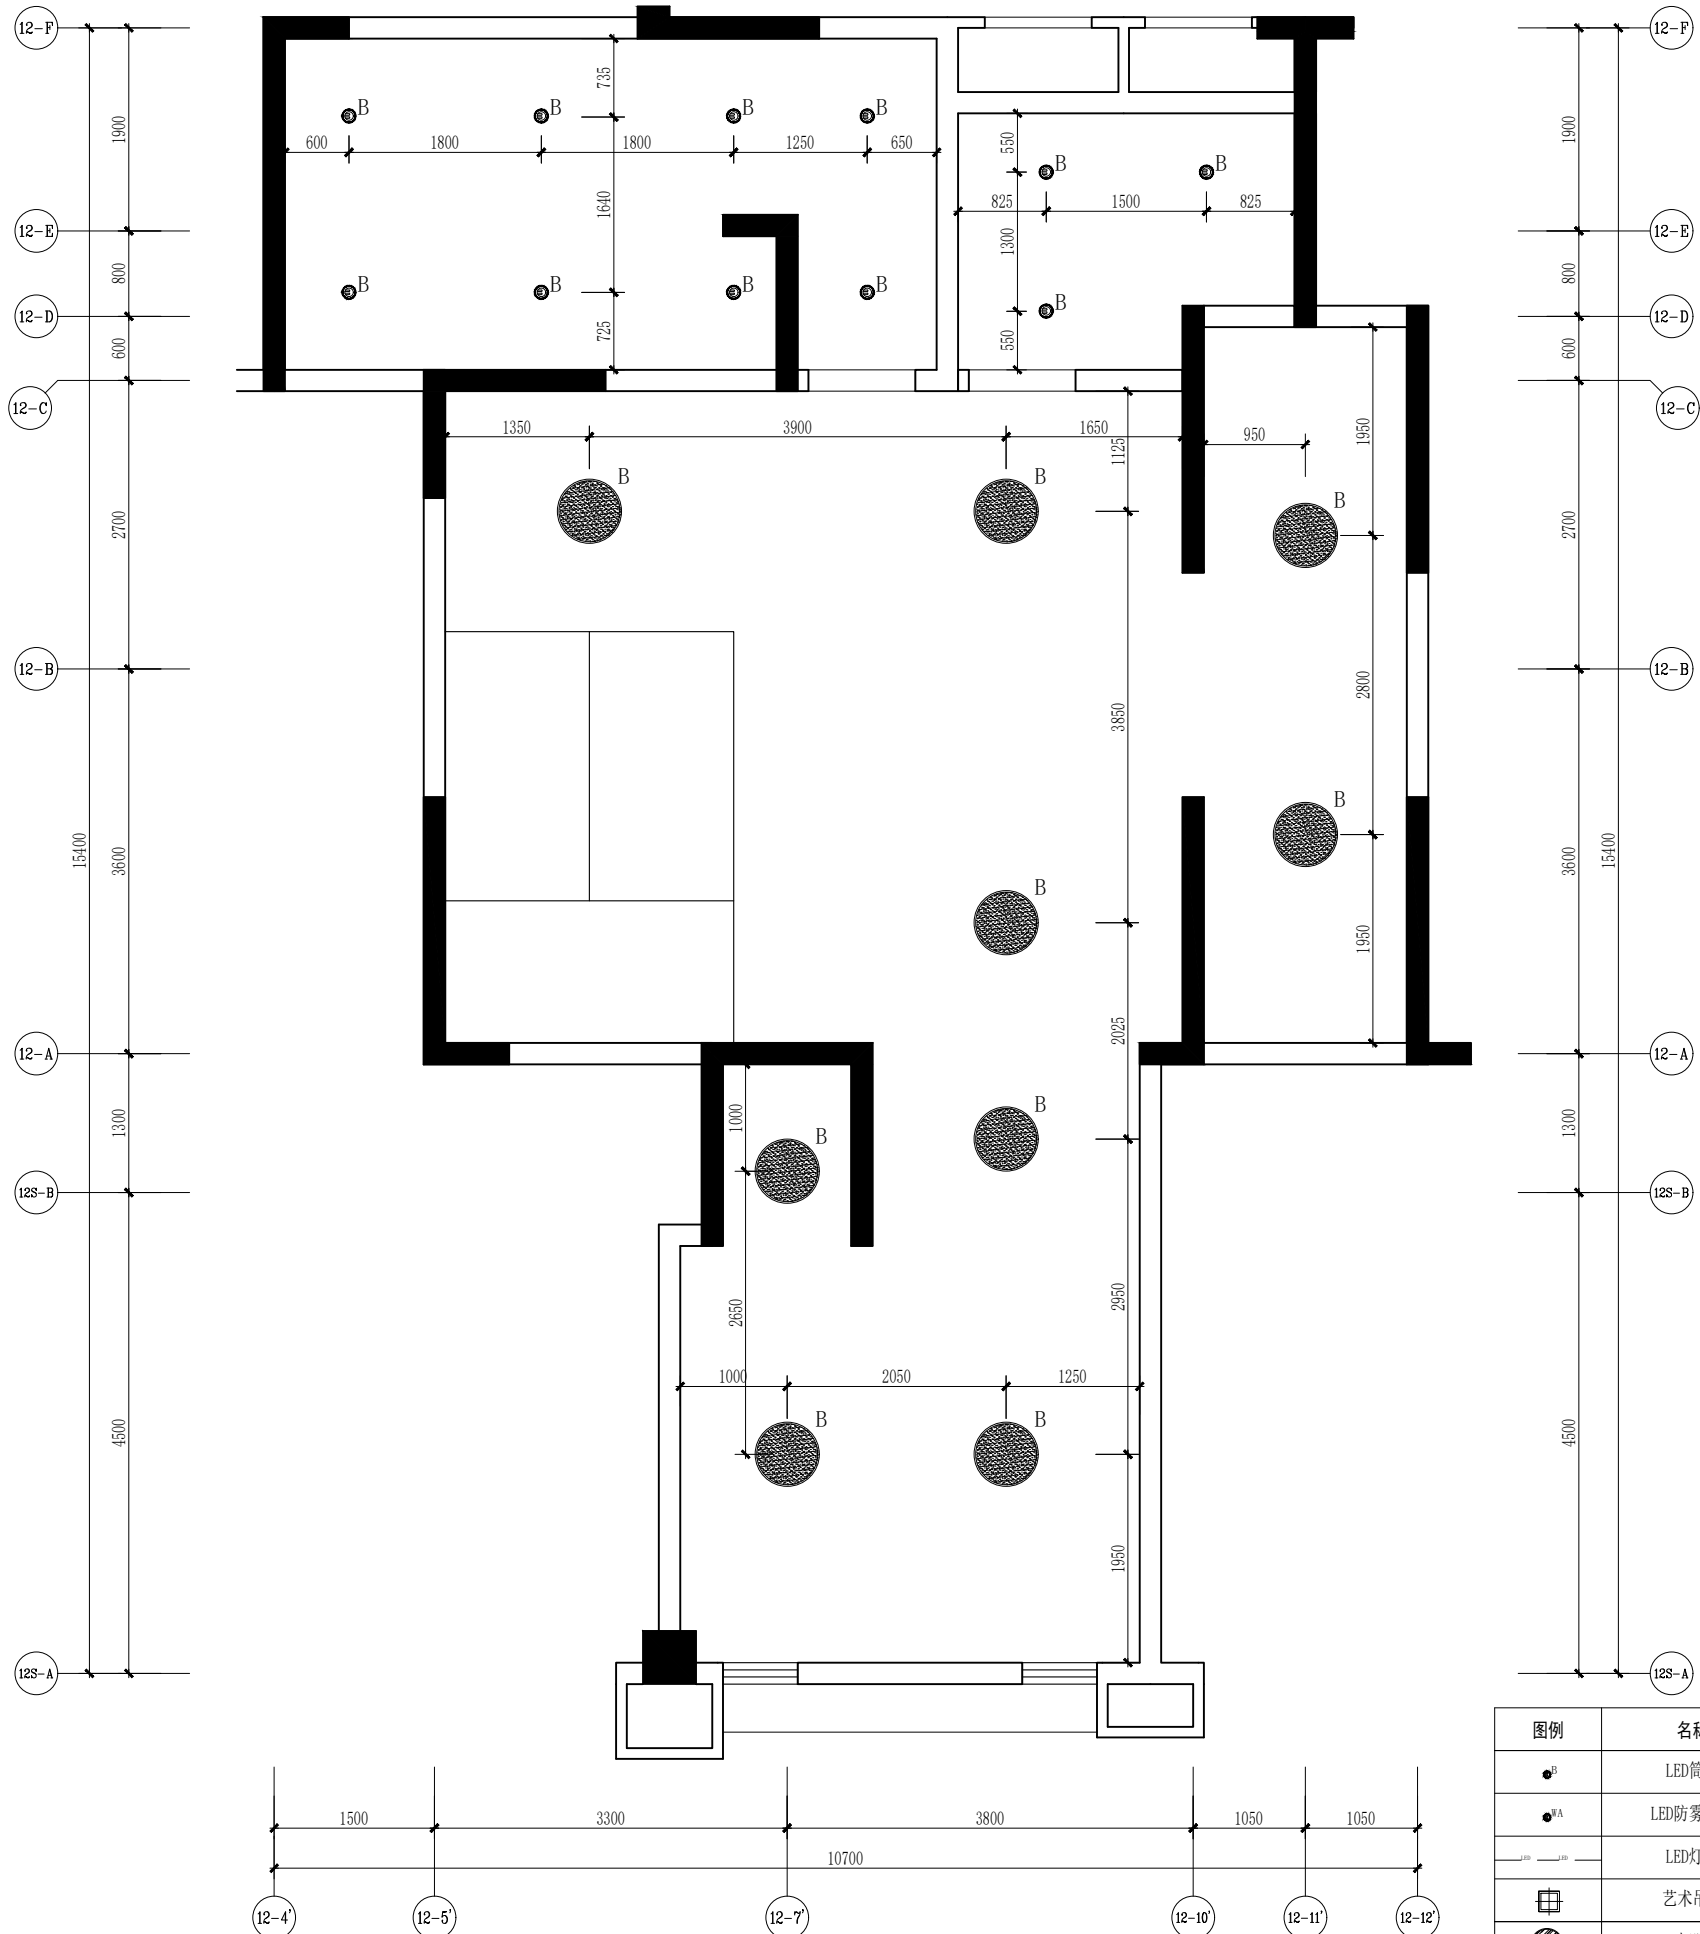

01 二层灯具定位图
LAMPS AND LANTERNS PLAN
SCALE 1:50

图例	名称	光源、色温、材质	安装形式 (米)
● ^B	LED筒灯	8W、3500K	嵌入式
● ^{WA}	LED防雾筒灯	5W、3500K	嵌入式
— ¹⁵⁰ — ¹⁵⁰ —	LED灯带	8W/m、3500K	嵌入式
⊞	艺术吊灯	8W、3500K	吊装
⬢	灯膜	3500K	
● ^W	吸顶灯	36W、3500K	
⊞	换气扇 (顶面)		

 设计单位



杭州园林景观设计有限公司
— Since 1989 —

— 风景园林工程设计专项甲级 —
设计证书编号: A233006582

— 道路工程桥梁工程专业乙级 —
设计证书编号: A233006582

— 建 筑 工 程 专 业 乙 级 —
设计证书编号: A233006582

建设单位

工程名称

平阳县昆阳镇城东
环境改造提升工程 (未来社区)

工程编号			
子 项			
类 别	实 名	签 名	
审 定			
审 核			
工程负责人			
专业负责人			
校 对			
设 计			
绘 图			
会签栏			
建 筑		电 气	
结 构		暖 通	
给排水		弱 电	


图纸名称

快递能量站二层灯具定位图


专业	装饰	设计阶段	初步设计
图号	2F-P-03	修改版次	

出图盖章

未盖技术出图章 本图纸无效

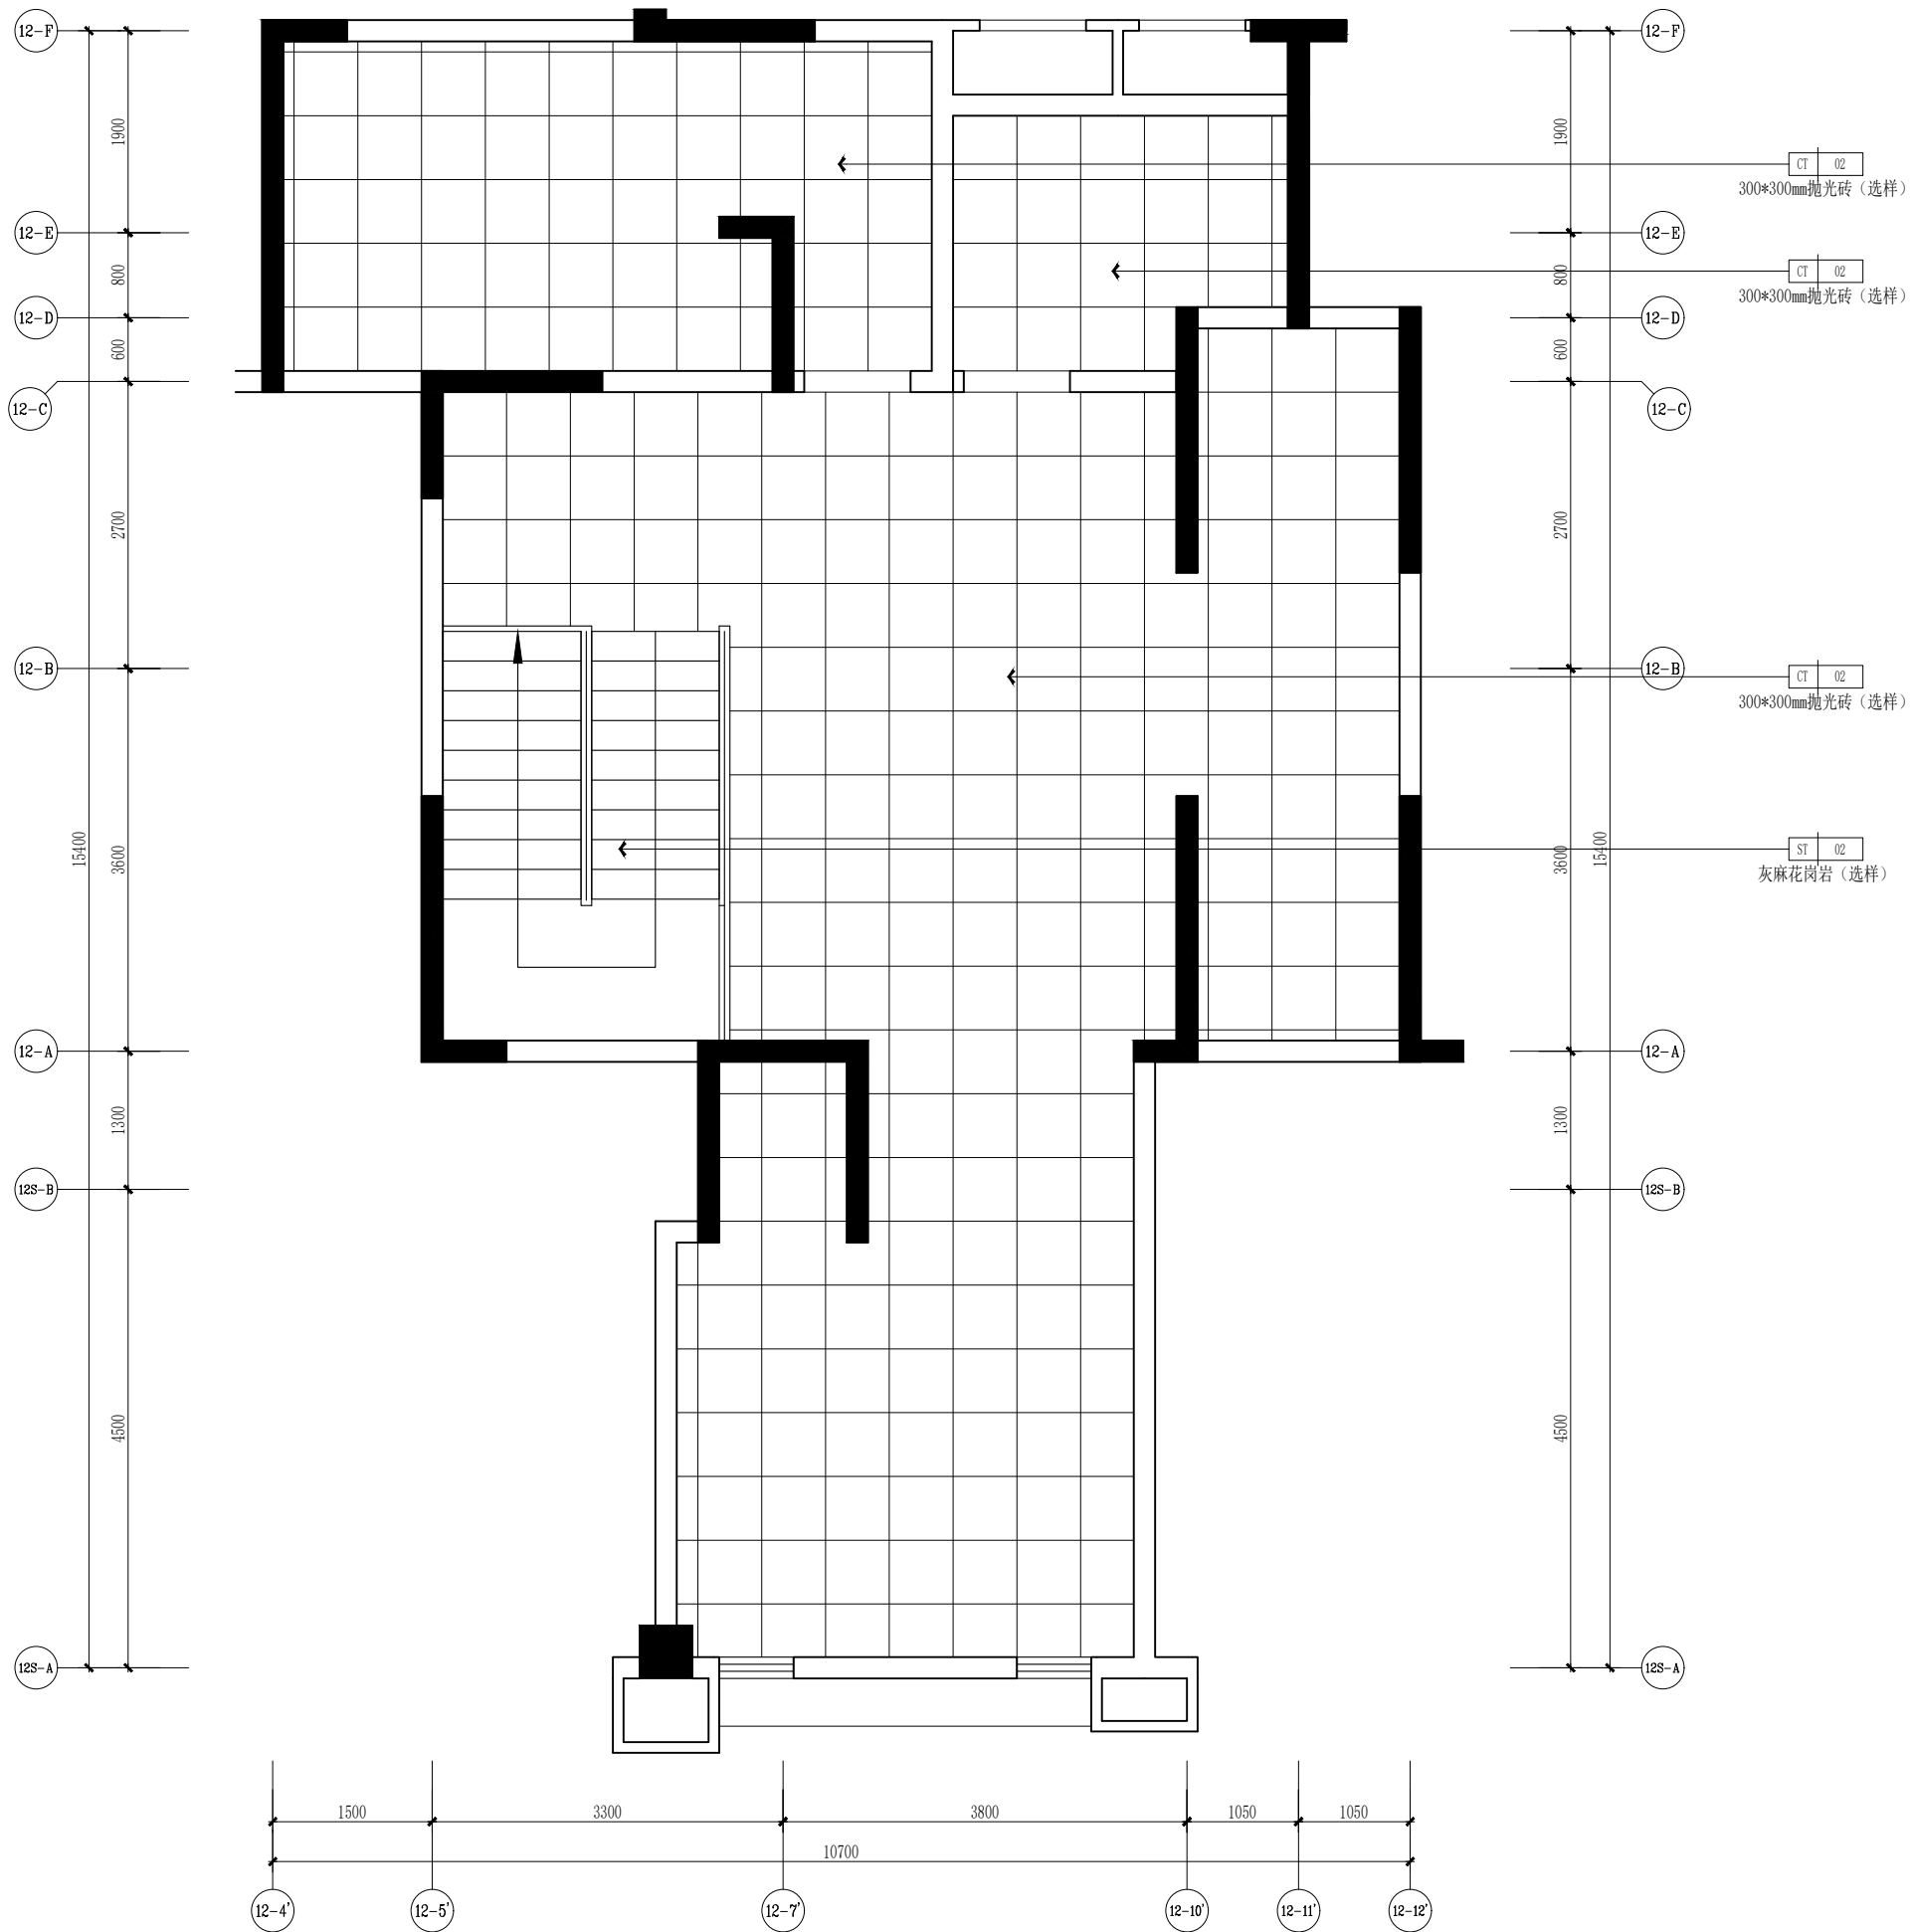

设计单位

 

杭州园林景观设计有限公司
— Since 1989 —

— 风景园林工程设计专项甲级 —
设计证书编号: A233006582
— 道路工程桥梁工程专业乙级 —
设计证书编号: A233006582
— 建筑工程专业乙级 —
设计证书编号: A233006582

建设单位

工程名称

平阳县昆阳镇城东
环境改造提升工程(未来社区)

工程编号

子 项

类 别

实 名

签 名

审 定

审 核

工程负责人

专业负责人

校 对

设 计

绘 图

会签栏

建 筑

电 气

结 构

暖 通

给排水

弱 电

图纸名称

快递能量站二层地面铺装图

专业

装饰

设计阶段

初步设计

图号

2F-P-04

修改版次



出图盖章

空调采用分体式

未盖技术出图章 本图纸无效

A3 420X297

空间	休息室
顶面	PT-01 白色无机涂料（选择） 18m²
墙面	PT-01 白色无机涂料（选择） / 50.6m² MT-01 50mm高黑钛金拉丝不锈钢踢脚线（选择）
地面	CT-02 300*300mm抛光砖（选择） 18m²

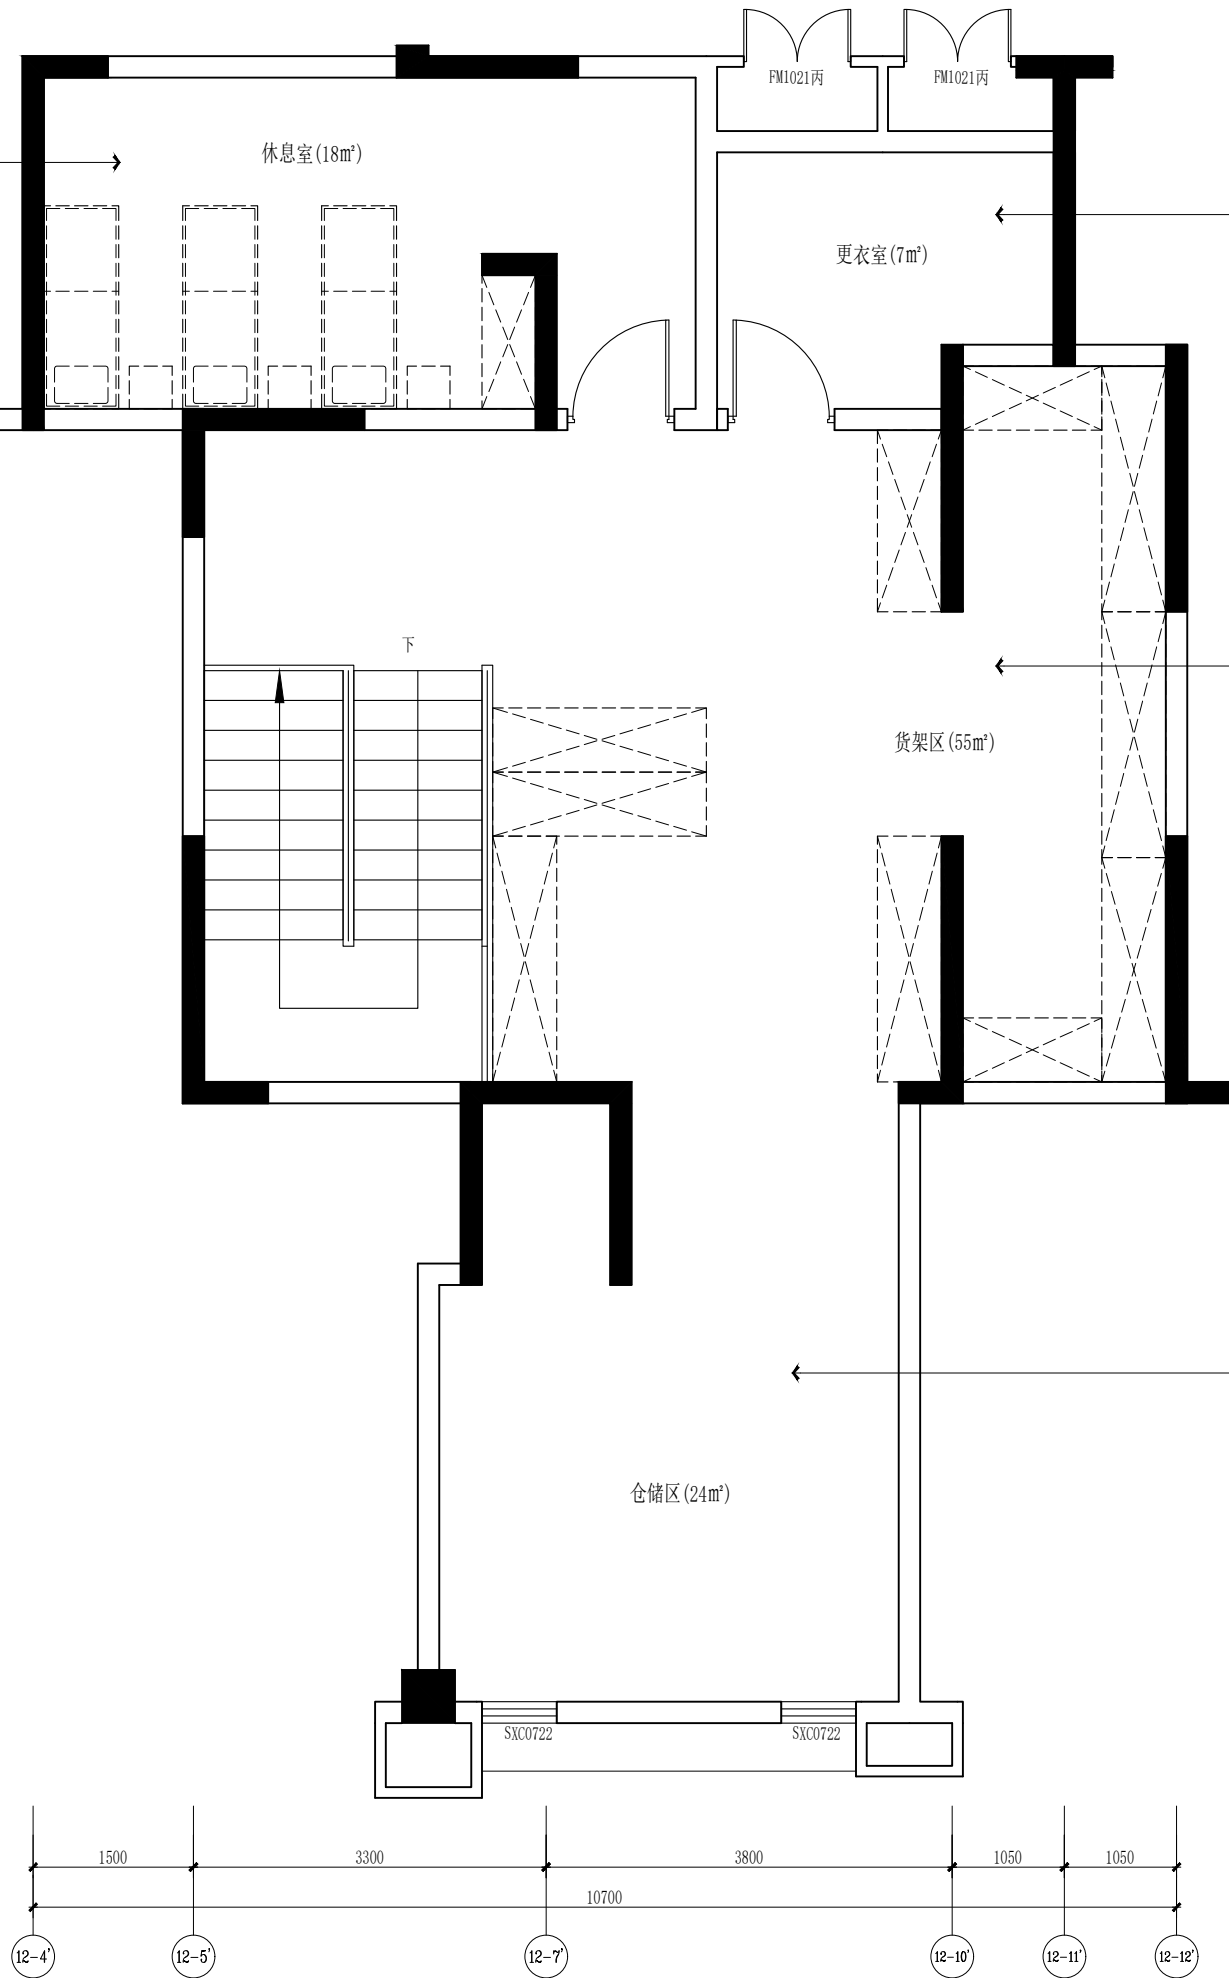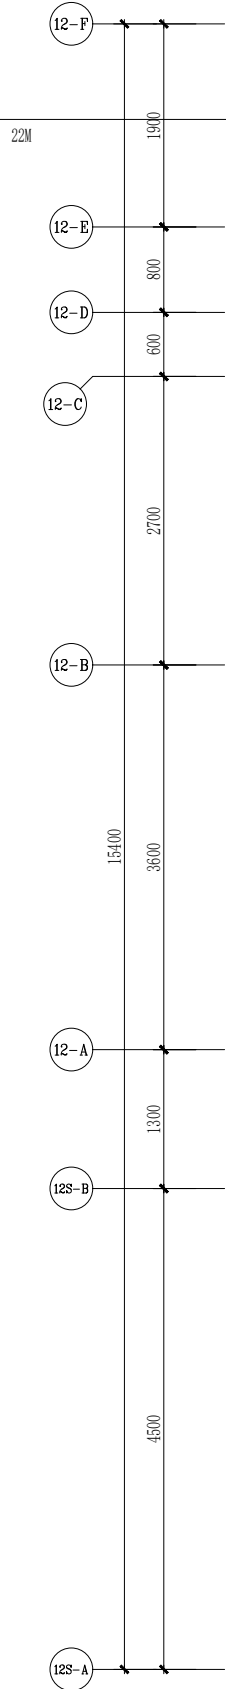


空间	更衣室
顶面	PT-01 白色无机涂料（选择） 7m²
墙面	PT-01 白色无机涂料（选择） / 25m² MT-01 50mm高黑钛金拉丝不锈钢踢脚线（选择）
地面	CT-02 300*300mm抛光砖（选择） 7m²

空间	货架区
顶面	PT-01 白色无机涂料（选择） 55m²
墙面	PT-01 白色无机涂料（选择） / 97m² MT-01 50mm高黑钛金拉丝不锈钢踢脚线（选择）
地面	CT-02 300*300mm抛光砖（选择） 55m²

空间	仓储区
顶面	PT-01 白色无机涂料（选择） 24m²
墙面	PT-01 白色无机涂料（选择） / 108m² MT-01 50mm高黑钛金拉丝不锈钢踢脚线（选择）
地面	CT-02 300*300mm抛光砖（选择） 24m²

 设计单位



杭州园林景观设计有限公司
— Since 1989 —

— 风景园林工程设计专项甲级 —
— 设计证书编号: A233006582 —
— 道路桥梁工程乙级 —
— 设计证书编号: A233006582 —
— 建筑工程专业乙级 —
— 设计证书编号: A233006582 —

建设单位

工程名称

平阳县昆阳镇城东
环境改造提升工程（未来社区）

工程编号

子项

类别

实名

签名

审定

审核

工程负责人

专业负责人

校对

设计

绘图

会签栏

建筑

电气

结构

暖通

给排水

弱电

图纸名称

快递能量站二层立面索引图

专业

装饰

设计阶段

初步设计

图号

2F-P-05


修改版次

出图盖章

01 二层立面索引图

INDEX PLAN
SCALE 1:50

未盖技术出图章 本图纸无效

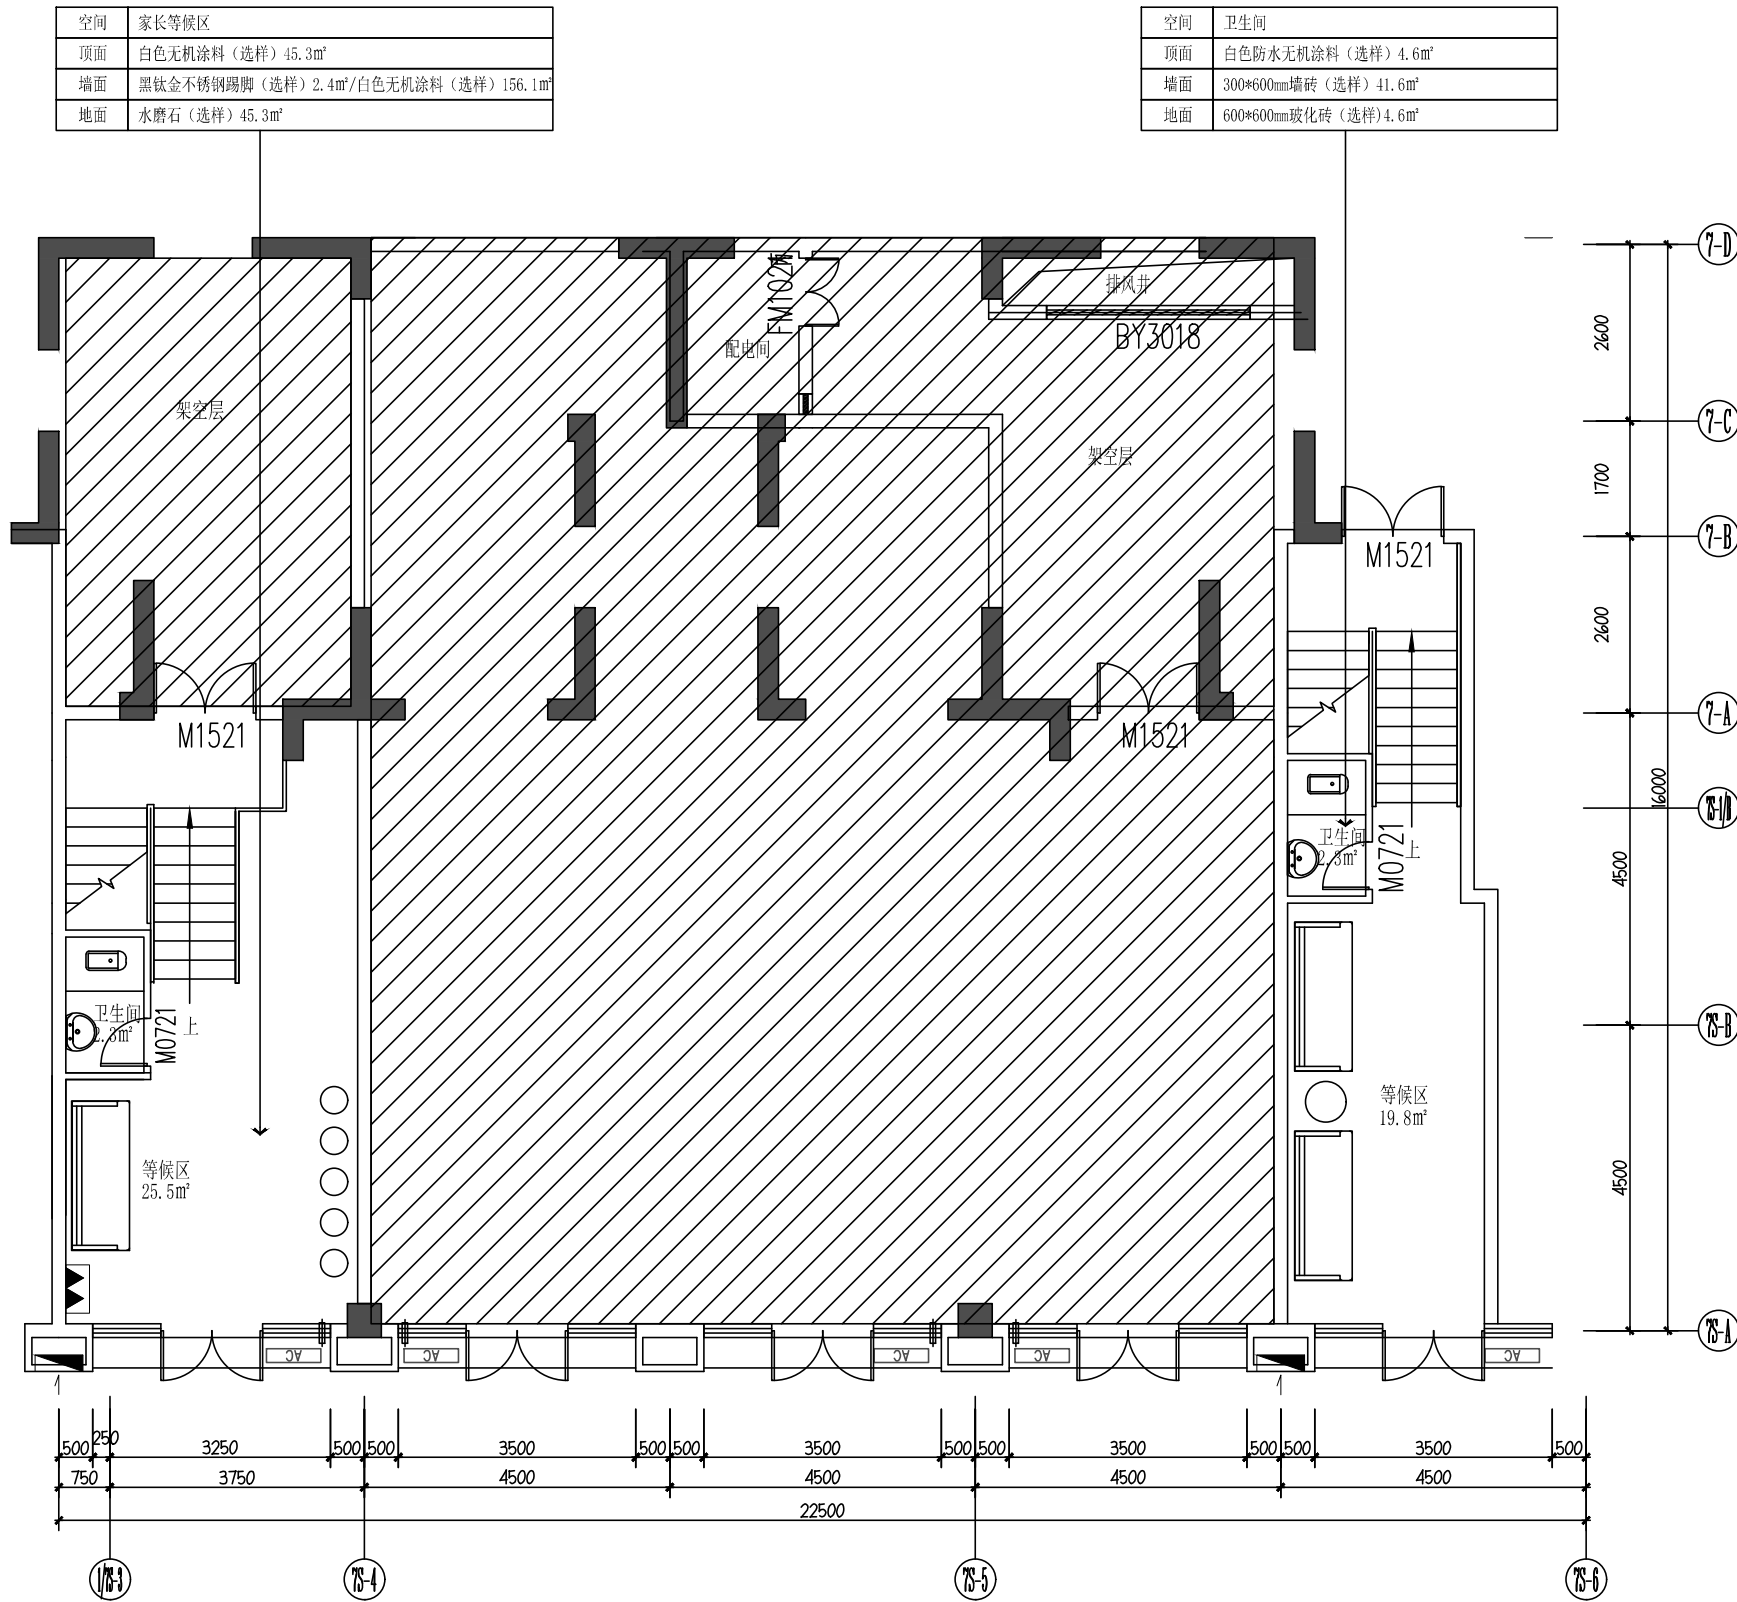

01 育幼中心一层平面布置图

设计单位

杭州万源景观设计有限公司
— Since 1989 —

— 风景园林工程设计专项甲级 —
— 设计证书编号: A233006582 —
— 道路工程桥梁工程专业乙级 —
— 设计证书编号: A233006582 —
— 建筑工程专业乙级 —
— 设计证书编号: A233006582 —

建设单位

工程名称

平阳县昆阳镇城东
环境改造提升工程 (未来社区)

工程编号			
子项			
类别	实 名	签 名	
审 定			
审 核			
工程负责人			
专业负责人			
校 对			
设 计			
绘 图			

会签栏

建 筑		电 气	
结 构		暖 通	
给排水		弱 电	

图纸名称


育幼中心一层平面布置图

专业	装饰	设计阶段	初步设计
图号	1F-P-01	修改版次	

出图盖章

未盖技术出图章 本图纸无效

 设计单位



杭州园林景观建设有限公司
— Since 1989 —

— 风景园林工程设计专项甲级 —
— 设计证书编号: A233006582 —
— 道路工程桥梁工程专业乙级 —
— 设计证书编号: A233006582 —
— 建 筑 工 程 专 业 乙 级 —
— 设计证书编号: A233006582 —

建设单位

工程名称

平阳县昆阳镇城东
环境改造提升工程（未来社区）

工程编号

子 项

类 别

实 名

签 名

审 定

审 核

工程负责人

专业负责人

校 对

设 计

绘 图

会签栏

建 筑

电 气

结 构

暖 通

给排水

弱 电

图纸名称

育幼中心一层天花布置图

专业

装饰

设计阶段

初步设计

图号


1F-P-02

修改版次

出图盖章

未盖技术出图章 本图纸无效


A3 420X297

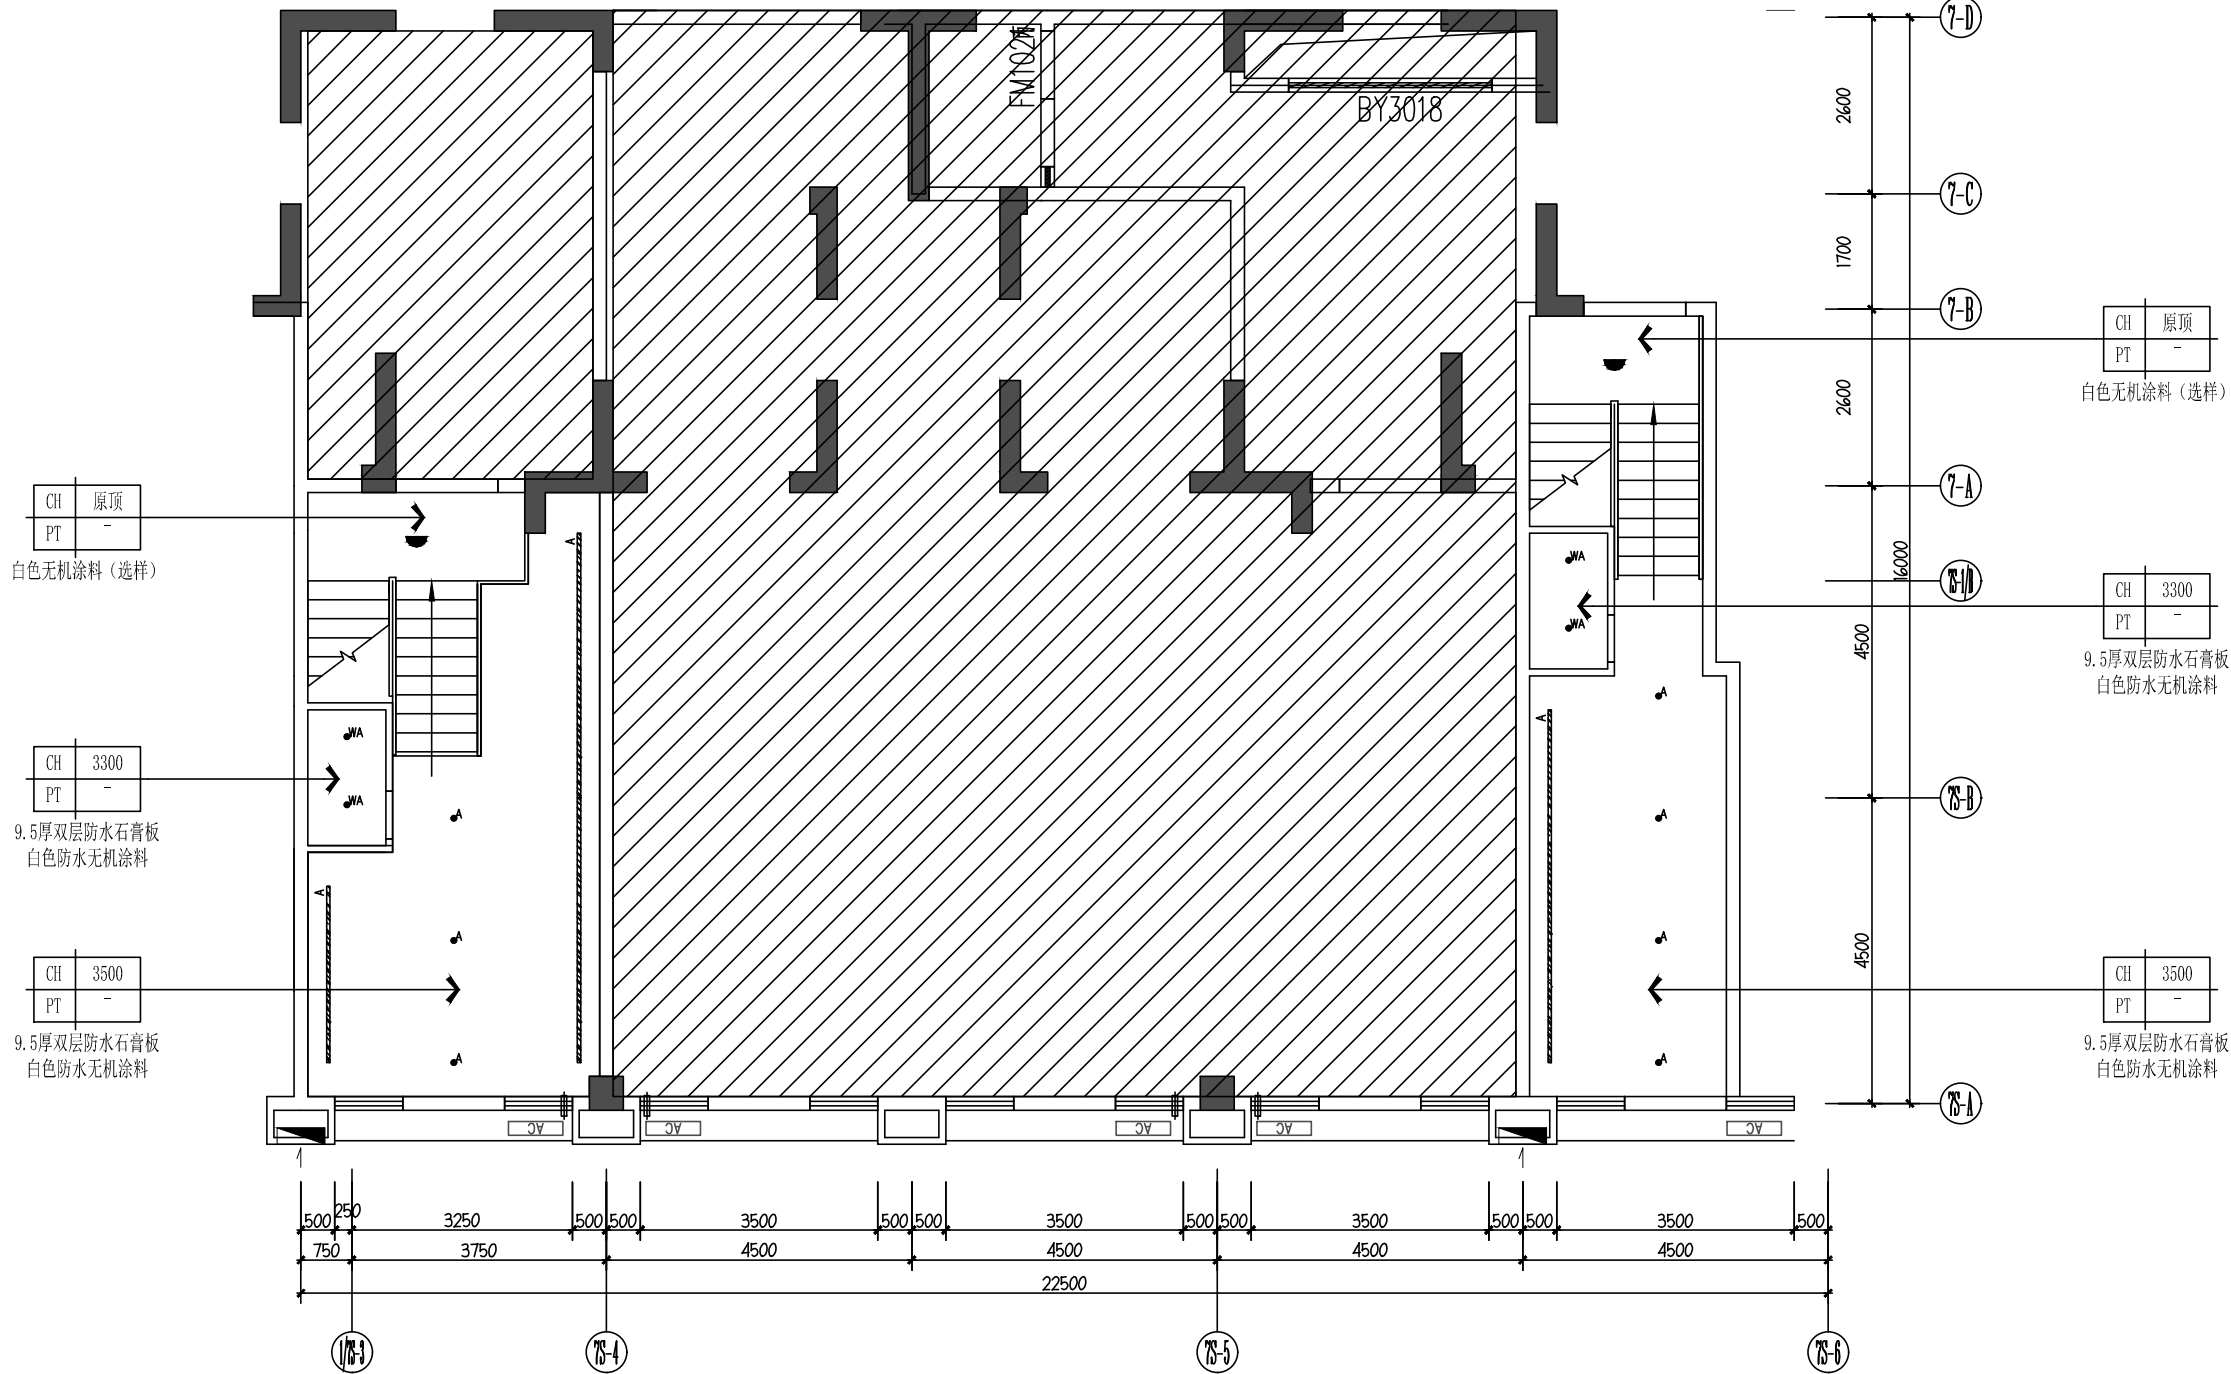

灯具图例表

图例	名称	色温	瓦数	开孔大小	安装方式
	LED嵌入式条形灯	6000K	20W/M		嵌入安装
	LED条形吊灯	6000K	20W/M		吊装
	LED条形灯	6000K	10W/M		嵌入安装
	300*1200mm平板灯	6000K	36W	280*1180	嵌入安装
	70*1200mmLED平板灯	6000K	36W		吊装
	防雾筒灯	6000K	5W	φ 75	嵌入安装
	LED嵌入式筒灯	6000K	5W	φ 75	嵌入安装
	吸顶灯	6000K	36W		吊装
	LED灯带	4500K	8W/M		嵌入安装
	空调				嵌入安装
	换气扇				嵌入安装
	灯膜	6000K	8W/M		吊装

02 REFLECTED CEILING PLAN
育幼中心一层天花布置图 SCALE 1:75

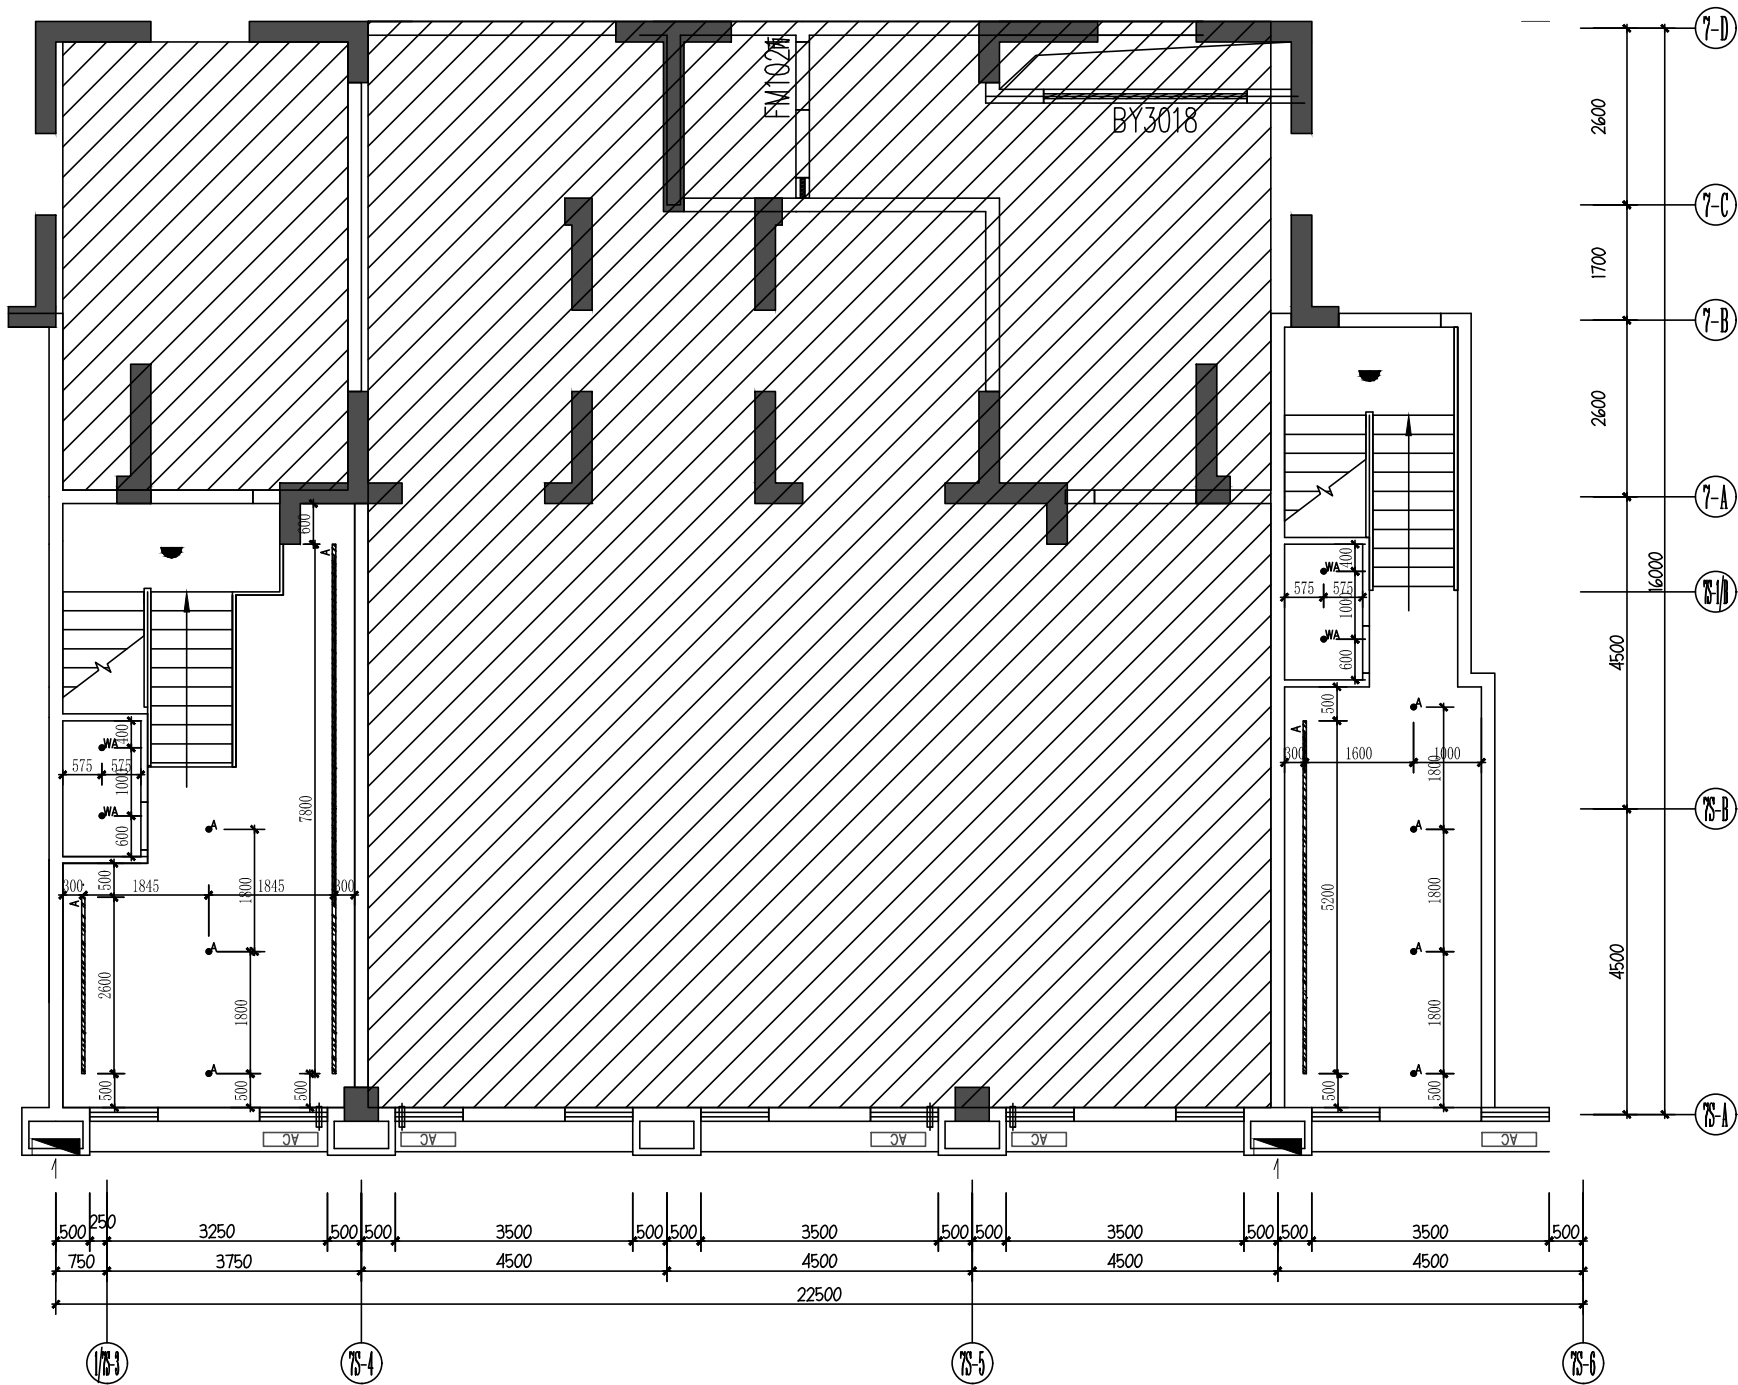


灯具图例表

图例	名称	色温	瓦数	开孔大小	安装方式
	LED嵌入式条形灯	6000K	20W/M		嵌入安装
	LED条形吊灯	6000K	20W/M		吊装
	LED条形灯	6000K	10W/M		嵌入安装
	300*1200mm平板灯	6000K	36W	280*1180	嵌入安装
	70*1200LED平板灯	6000K	36W		吊装
	防雾筒灯	6000K	5W	φ75	嵌入安装
	LED嵌入式筒灯	6000K	5W	φ75	嵌入安装
	吸顶灯	6000K	36W		吊装
	LED灯带	4500K	8W/M		嵌入安装
	空调				嵌入安装
	换气扇				嵌入安装
	灯膜	6000K	8W/M		吊装

03 LAMPS AND LANTERNS PLAN
育幼中心一层灯具定位图 SCALE 1:75

 设计单位



杭州园林景观设计院有限公司
— Since 1989 —

— 风景园林工程设计专项甲级 —
设计证书编号: A233006582
— 道路工程桥梁工程专业乙级 —
设计证书编号: A233006582
— 建 筑 工 程 专 业 乙 级 —
设计证书编号: A233006582

建设单位

工程名称

平阳县昆阳镇城东
环境改造提升工程（未来社区）

工程编号

子 项

类 别 实 名 签 名

审 定

审 核

工程负责人

专业负责人

校 对

设 计

绘 图

会签栏

建 筑 电 气

结 构 暖 通

给排水 弱 电

图纸名称


育幼中心一层灯具定位图

专业 装饰 设计阶段 初步设计

图号 1F-P-03 修改版次


出图盖章

未盖技术出图章 本图纸无效

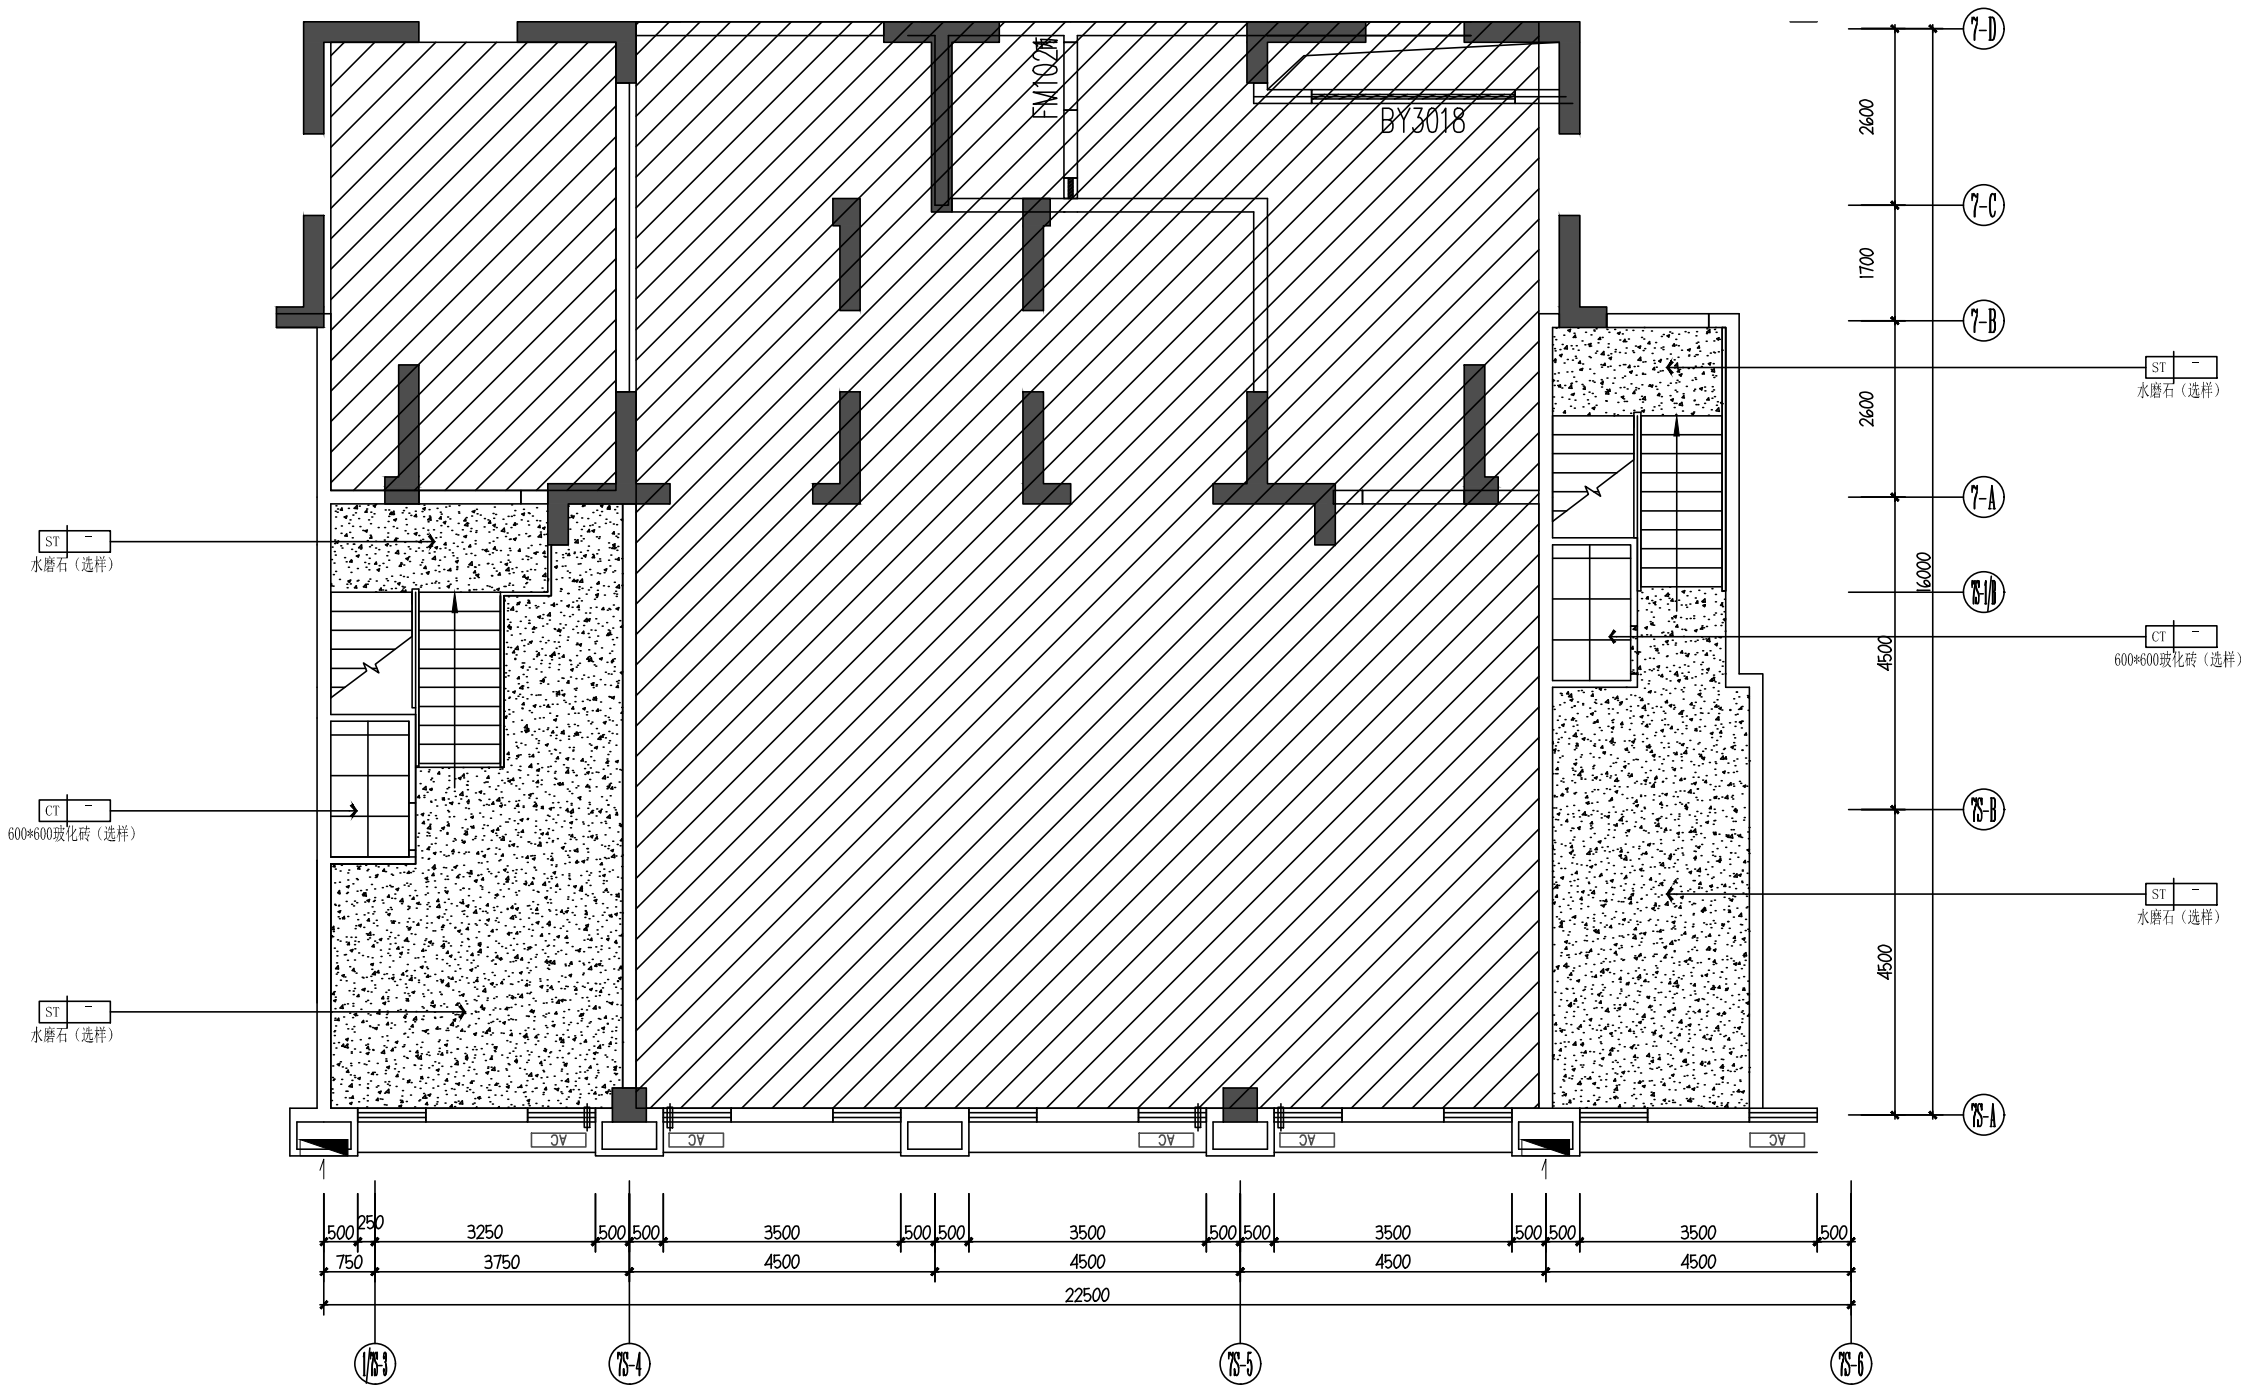

04 FLOOR COVERING PLAN
育幼中心一层地面铺装图 SCALE 1:75

 设计单位



昆明园林景观设计公司
— Since 1989 —

— 风景园林工程设计专项甲级 —
设计证书编号: A233006582

— 道路工程桥梁工程专业乙级 —
设计证书编号: A233006582

— 建筑工程专业乙级 —
设计证书编号: A233006582

建设单位

工程名称

平阳县昆阳镇城东
环境改造提升工程（未来社区）

工程编号			
子项			
类别	实 名	签 名	
审 定			
审 核			
工程负责人			
专业负责人			
校 对			
设 计			
绘 图			
会签栏			
建 筑		电 气	
结 构		暖 通	
给排水		弱 电	

图纸名称


育幼中心一层地面铺装图

专业	装饰	设计阶段	初步设计
图号	1F-P-04	修改版次	

出图盖章


未盖技术出图章 本图纸无效

A3 420X297

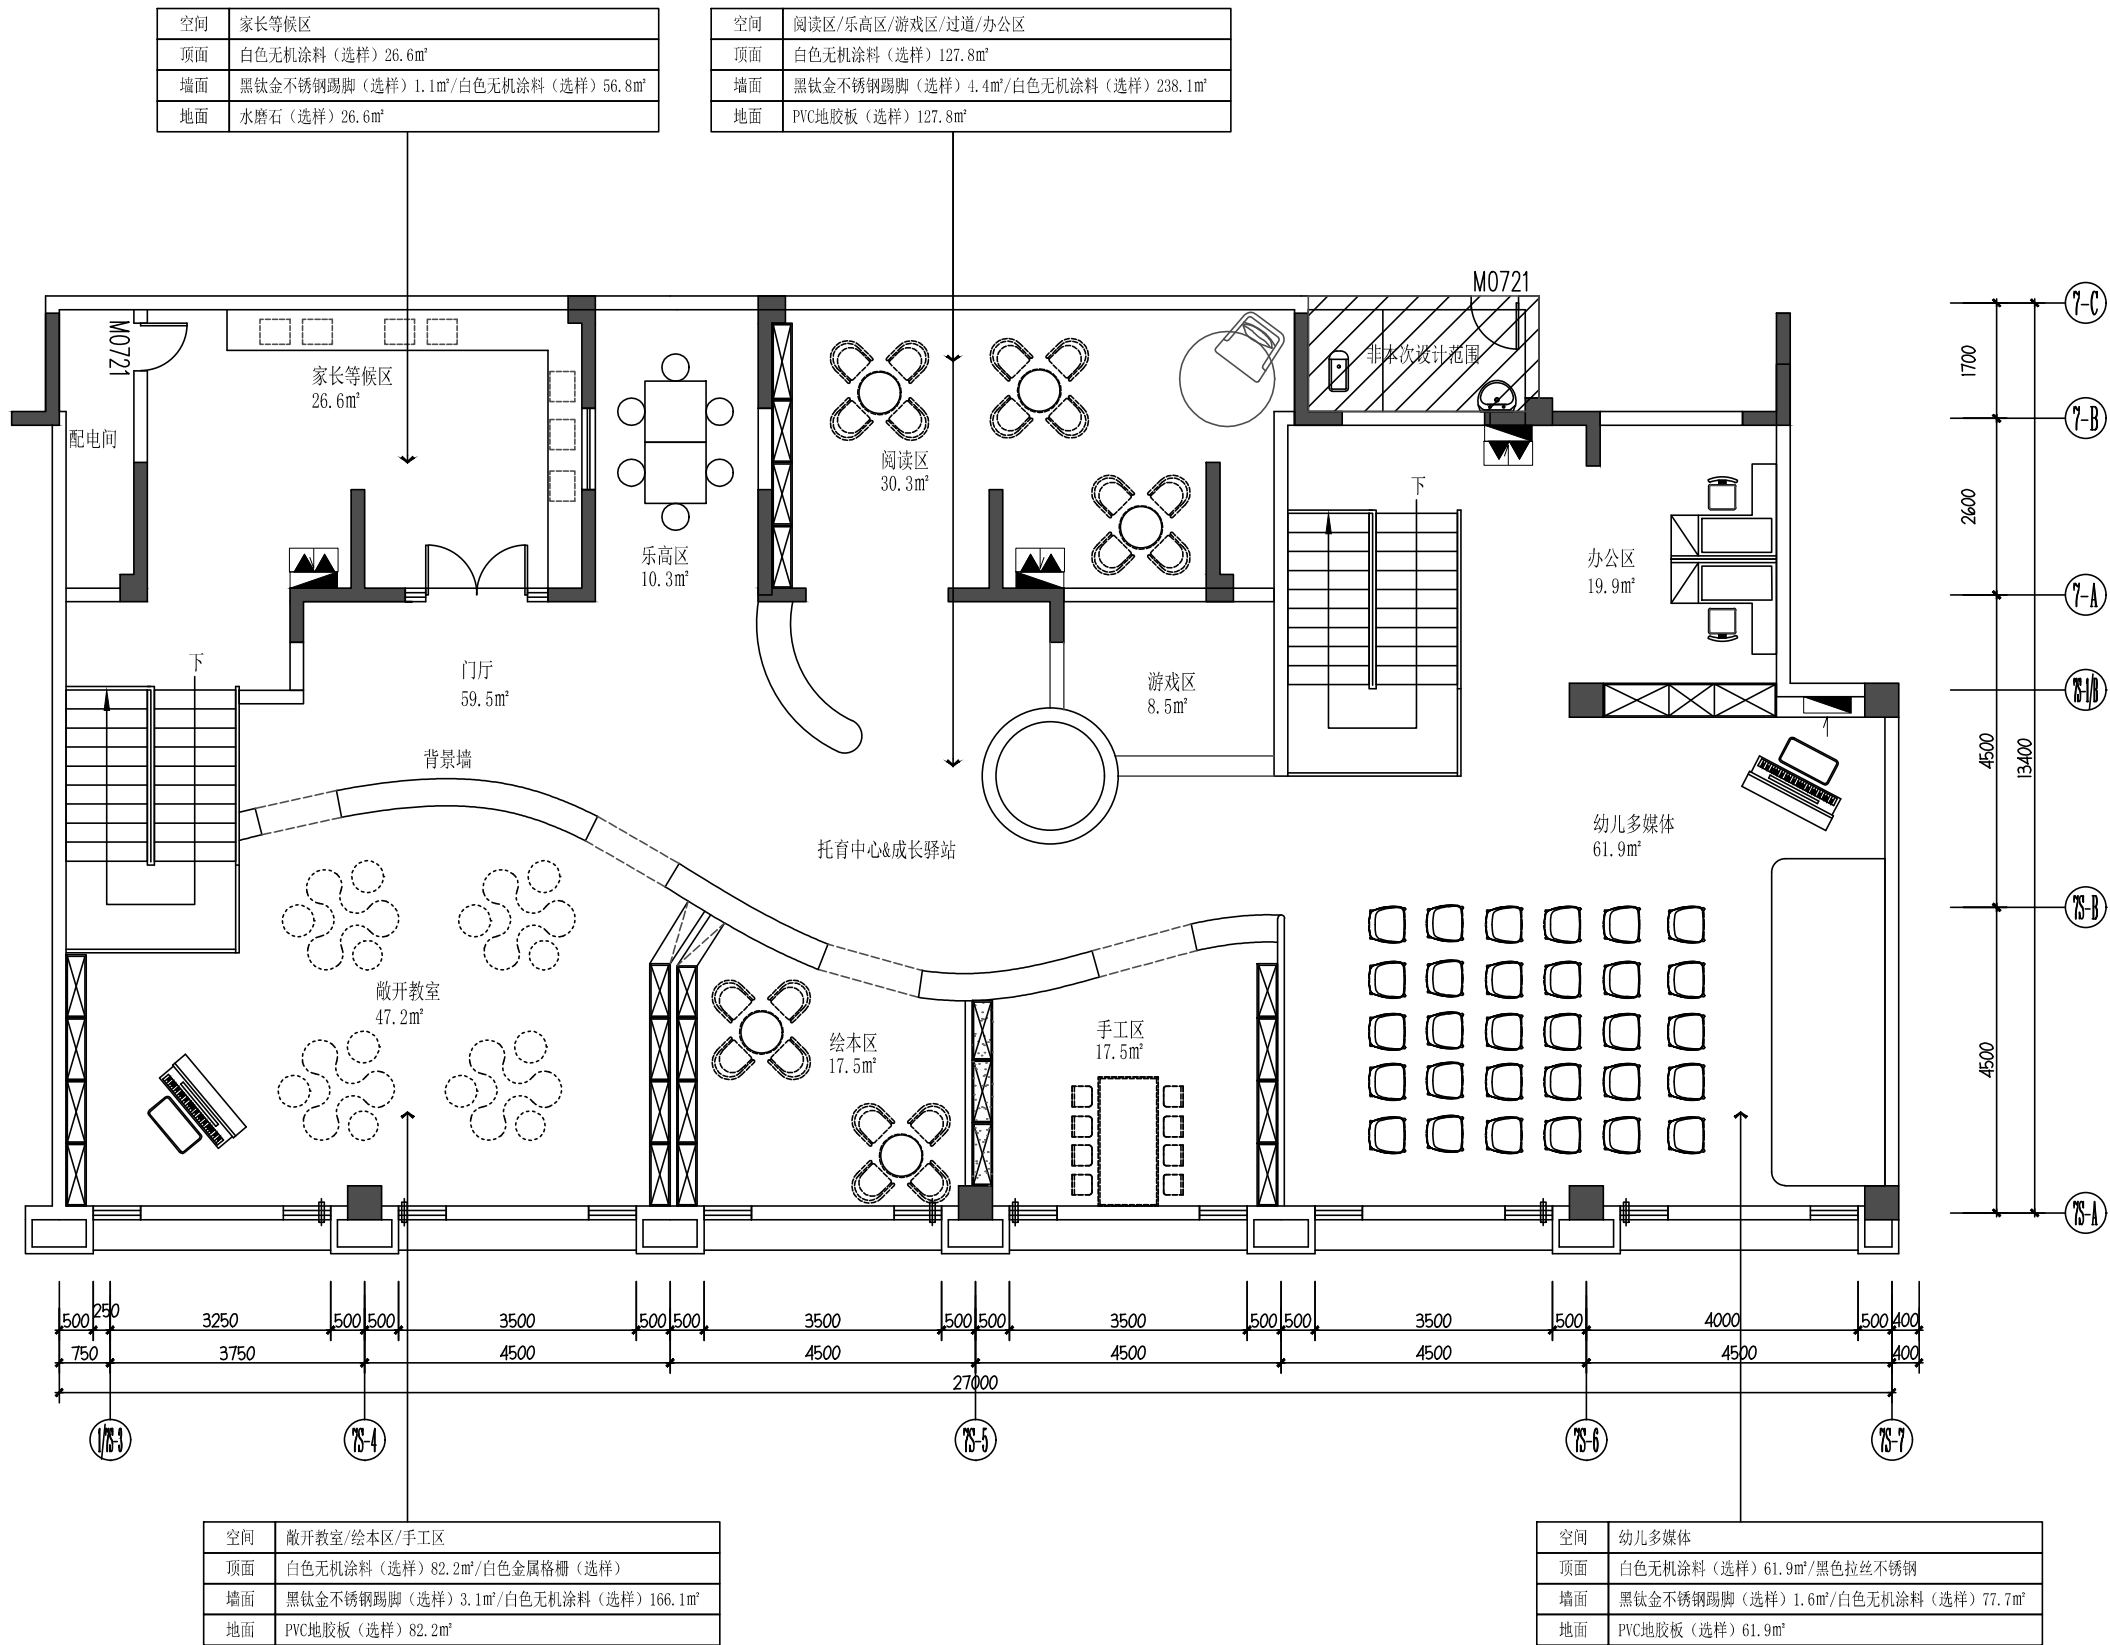

01 FIXTURE & FURNISHING PLAN
育幼中心二层平面布置图 SCALE 1:75

 设计单位



杭州颐阳景观设计有限公司
— Since 1989 —

— 风景园林工程设计专项甲级 —
设计证书编号: A233006582
— 道路工程桥梁工程专业乙级 —
设计证书编号: A233006582
— 建筑工程专业乙级 —
设计证书编号: A233006582

建设单位

工程名称

平阳县昆阳镇城东
环境改造提升工程 (未来社区)

工程编号

子 项

类 别 实 名 签 名

审 定

审 核

工程负责人

专业负责人

校 对

设 计

绘 图

会签栏

建 筑 电 气

结 构 暖 通

给排水 弱 电

图纸名称

育幼中心二层平面布置图

专业 装饰 设计阶段 初步设计


图号 2F-P-01 修改版次

出图盖章

未盖技术出图章 本图纸无效

A3 420X297

 设计单位



杭州园林景观设计有限公司
— Since 1989 —

— 风景园林工程设计专项甲级 —
— 设计证书编号: A233006582 —
— 道路工程桥梁工程专业乙级 —
— 设计证书编号: A233006582 —
— 建筑工程专业乙级 —
— 设计证书编号: A233006582 —

建设单位

工程名称

平阳县昆阳镇城东
环境改造提升工程（未来社区）

工程编号

子 项

类 别

实 名

签 名

审 定

审 核

工程负责人

专业负责人

校 对

设 计

绘 图

会签栏

建 筑

电 气

结 构

暖 通

给排水

弱 电

图纸名称

育幼中心二层天花布置图

专业

装饰

设计阶段

初步设计

图号

2F-P-02

修改版次

出图盖章

未盖技术出图章 本图纸无效

A3 420X297

CH 原顶
PT -
白色无机涂料（选样）

CH 2700
PT -
9.5厚双层石膏板
白色无机涂料

CH 2700
PT -
9.5厚双层石膏板
白色无机涂料

CH 2700
PT -
9.5厚双层石膏板
白色无机涂料

CH 原顶
PT -
白色无机涂料（选样）

CH 2700
PT -
9.5厚双层石膏板
白色无机涂料

CH 2800
PT -
9.5厚双层石膏板
白色无机涂料

CH 2700
MT 01
白色金属格栅（选样）

CH 2750
MT -
黑色拉丝不锈钢

CH 2700
PT -
9.5厚双层石膏板
白色无机涂料

CH 2500
PT -
9.5厚双层石膏板
白色无机涂料

CH 2500
PT 01
9.5厚双层石膏板
白色无机涂料

CH 2800
PT -
9.5厚双层石膏板
白色无机涂料

灯具图例表

图例	名称	色温	瓦数	开孔大小	安装方式
	LED嵌入式条形灯	6000K	20W/M		嵌入安装
	LED条形吊灯	6000K	20W/M		吊装
	LED条形灯	6000K	10W/M		嵌入安装
	300*1200mm平板灯	6000K	36W	280*1180	嵌入安装
	70*1200mm LED平板灯	6000K	36W		吊装
	防雾筒灯	6000K	5W	φ75	嵌入安装
	LED嵌入式筒灯	6000K	5W	φ75	嵌入安装
	吸顶灯	6000K	36W		吊装
	LED灯带	4500K	8W/M		嵌入安装
	空调				嵌入安装
	换气扇				嵌入安装
	灯膜	6000K	8W/M		吊装

02 REFLECTED CEILING PLAN
育幼中心二层天花布置图 SCALE 1:75

设计单位

杭州园林景观设计有限公司

Since 1989

— 风景园林工程设计专项甲级 —

设计证书编号: A233006582

— 道路工程桥梁工程专业乙级 —

设计证书编号: A233006582

— 建筑工程专业乙级 —

设计证书编号: A233006582

建设单位

工程名称

平阳县昆阳镇城东
环境改造提升工程（未来社区）

工程编号

子 项

类 别

实 名

签 名

审 定

审 核

工程负责人

专业负责人

校 对

设 计

绘 图

会签栏

建 筑

电 气

结 构

暖 通

给排水

弱 电

图纸名称

育幼中心二层灯具定位图

专业

装饰

设计阶段

初步设计


图号

2F-P-03

修改版次

出图盖章

未盖技术出图章 本图纸无效

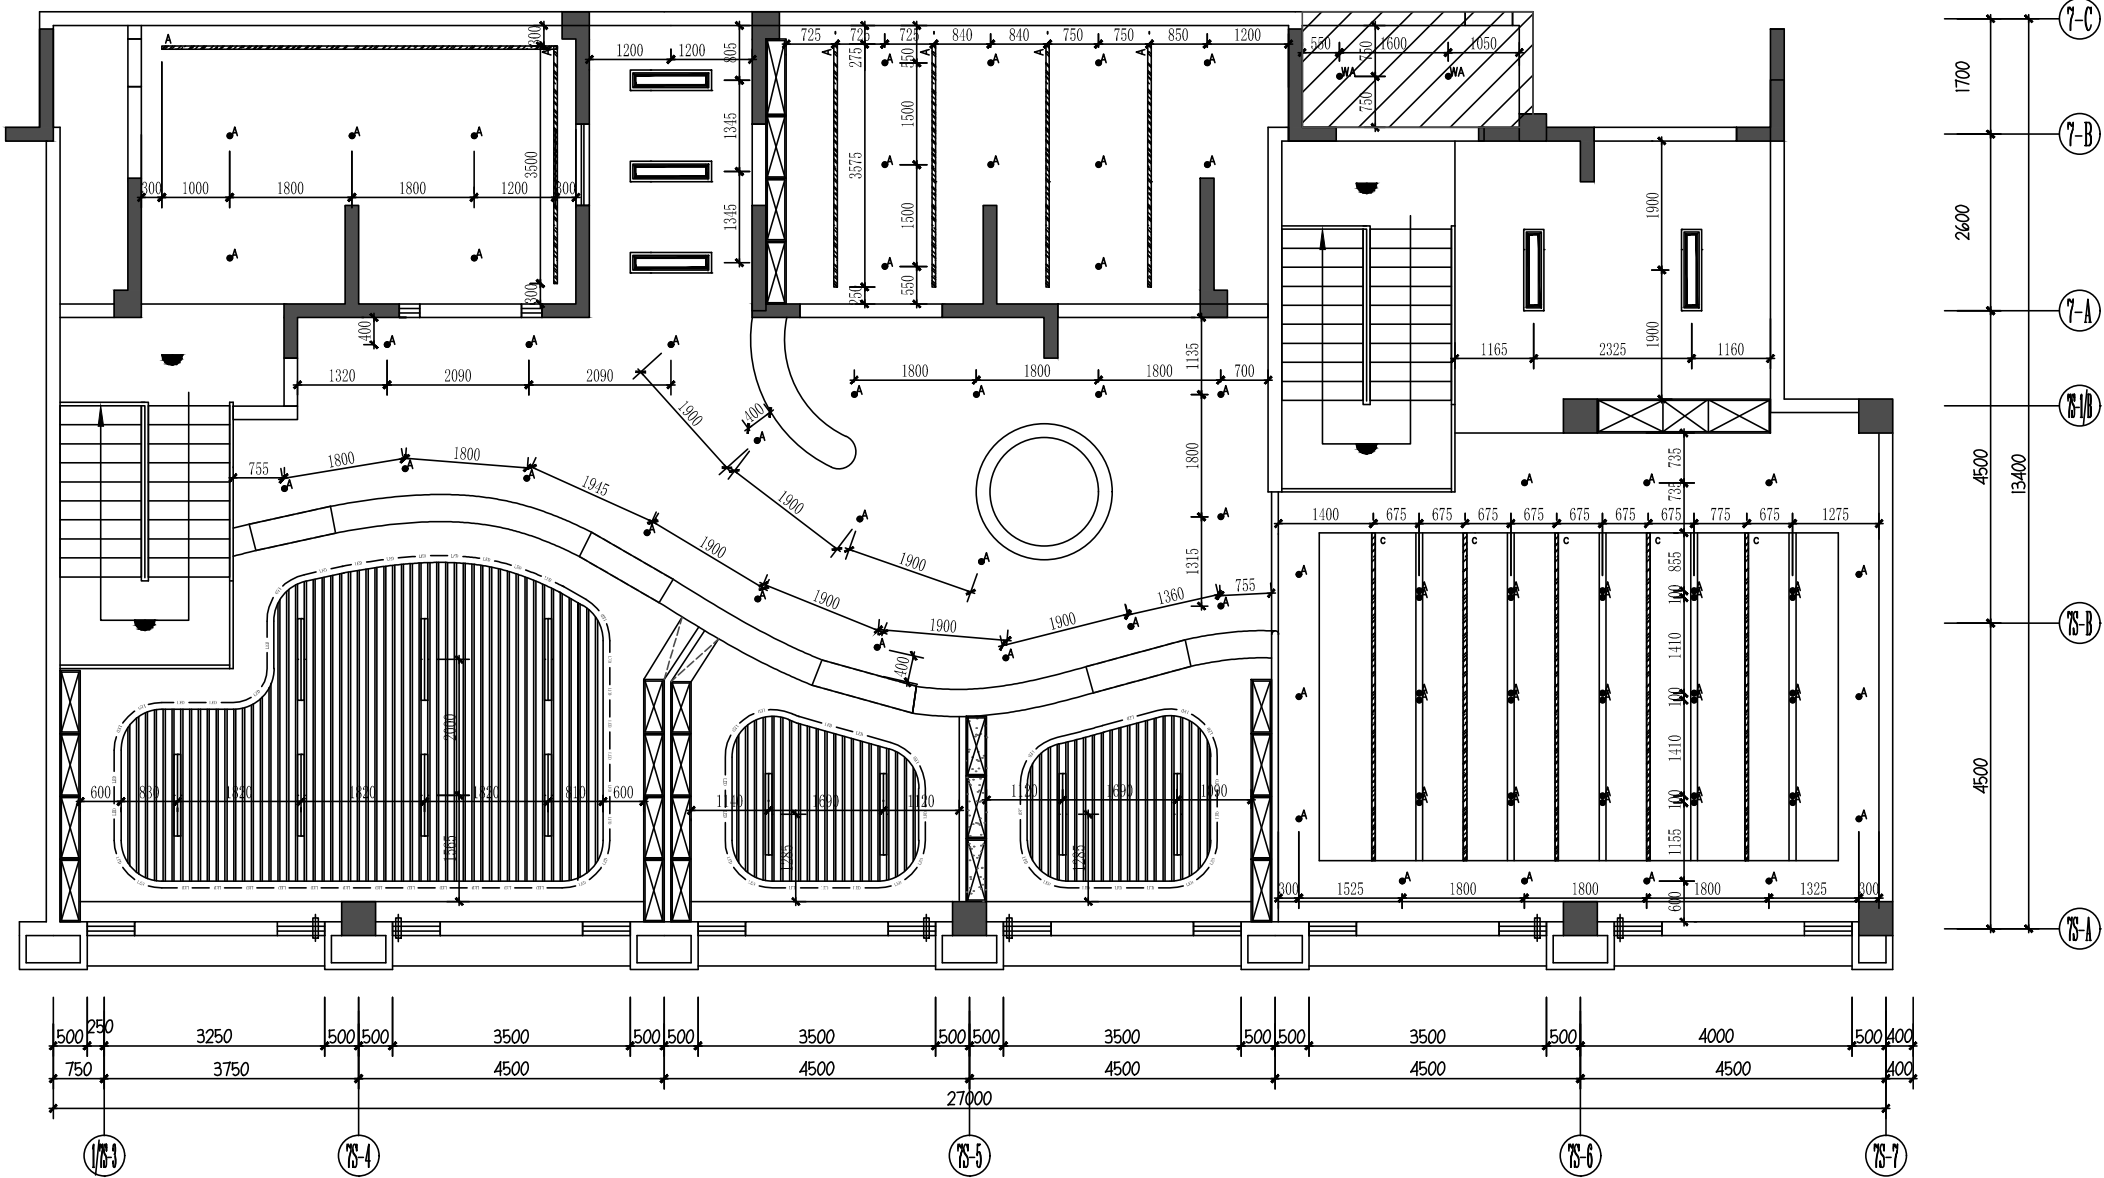


灯具图例表

图例	名称	色温	瓦数	开孔大小	安装方式
	LED嵌入式条形灯	6000K	20W/M		嵌入安装
	LED条形吊灯	6000K	20W/M		吊装
	LED条形灯	6000K	10W/M		嵌入安装
	300*1200mm平板灯	6000K	36W	280*1180	嵌入安装
	70*1200LED平板灯	6000K	36W		吊装
	防雾筒灯	6000K	5W	φ 75	嵌入安装
	LED嵌入式筒灯	6000K	5W	φ 75	嵌入安装
	吸顶灯	6000K	36W		吊装
	LED灯带	4500K	8W/M		嵌入安装
	空调				嵌入安装
	换气扇				嵌入安装
	灯膜	6000K	8W/M		吊装

03 LAMPS AND LANTERNS PLAN
育幼中心二层灯具定位图 SCALE 1:75




A3 420X29

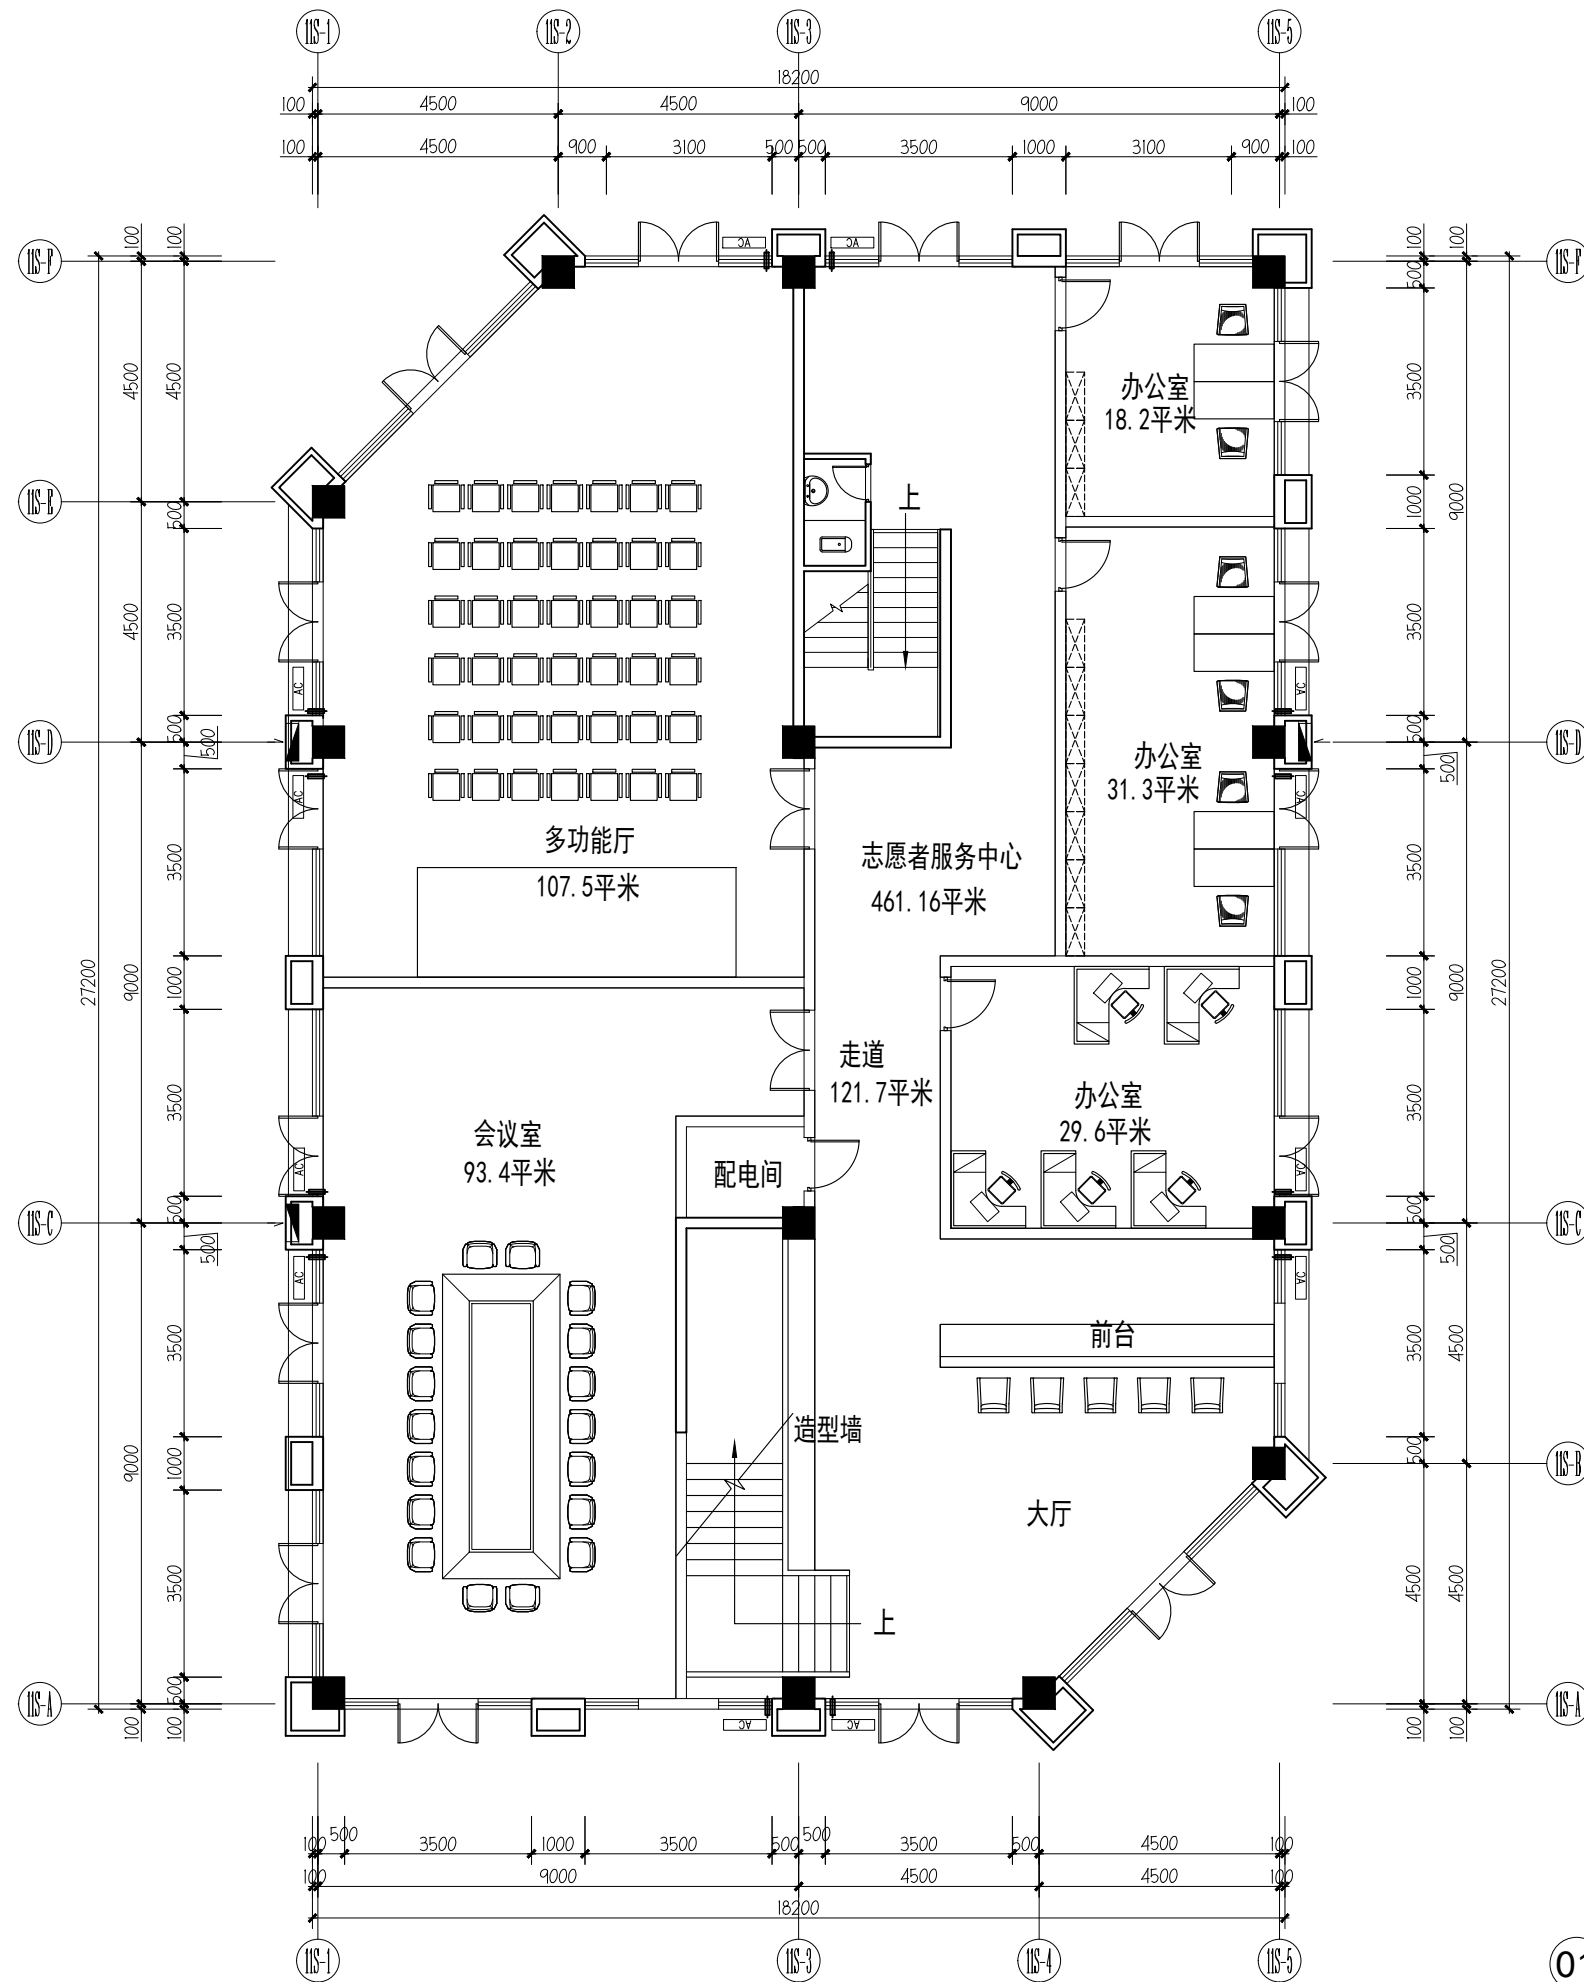

01 一层平面布置图
FIXTURE & FURNISHING PLAN
SCALE 1:100

 设计单位



杭州园林景观设计有限公司
— Since 1989 —

— 风景园林工程设计专项甲级 —
设计证书编号: A233006582
— 道路工程桥梁工程专业乙级 —
设计证书编号: A233006582
— 建筑工程专业乙级 —
设计证书编号: A233006582

建设单位

工程名称

平阳县昆阳镇城东
环境改造提升工程(未来社区)

工程编号			
子 项			
类 别	实 名	签 名	
审 定			
审 核			
工程负责人			
专业负责人			
校 对			
设 计			
绘 图			
会签栏			
建 筑		电 气	
结 构		暖 通	
给排水		弱 电	

图纸名称

志愿者服务中心一层平面布置图

专业	装饰	设计阶段	初步设计
图号	1F-P-01	修改版次	

出图盖章

未盖技术出图章 本图纸无效

平阳县昆阳镇城东
环境改造提升工程（未来社区）

工程编号			
子 项			
类 别	实 名	签 名	
审 定			
审 核			
工程负责人			
专业负责人			
校 对			
设 计			
绘 图			
会签栏			
建 筑		电 气	
结 构		暖 通	
给排水		弱 电	

专业	装饰	设计阶段	初步设计
图号	1F-P-01	修改版次	


未盖技术出图章 本图纸无效



图例	名称	型号及规格	安装高度(米)
	射灯	3W LED	嵌入式
	筒灯	5W LED	嵌入式
	筒灯	3W LED	嵌入式
	吸顶灯	24W LED	
	线性灯	24W LED	
	300*300/600*600平板灯	30W LED	
	LED灯带	7W/M LED	灯槽内敷设
	换气扇(顶面)		
	空调(顶面)		
	墙壁线性灯	7W/M LED	灯槽内敷设


灯具图例表

图例	名称	型号及规格	安装高度（米）
	射灯	3W LED	嵌入式
	筒灯	5W LED	嵌入式
	筒灯	3W LED	嵌入式
	吸顶灯	24W LED	
	线性灯	24W LED	
	300*300/600*600平板灯	30W LED	
	LED灯带	7W/M LED	灯槽内敷设
	换气扇（顶面）		
	空调（顶面）		
	墙壁线性灯	7W/M LED	灯槽内敷设

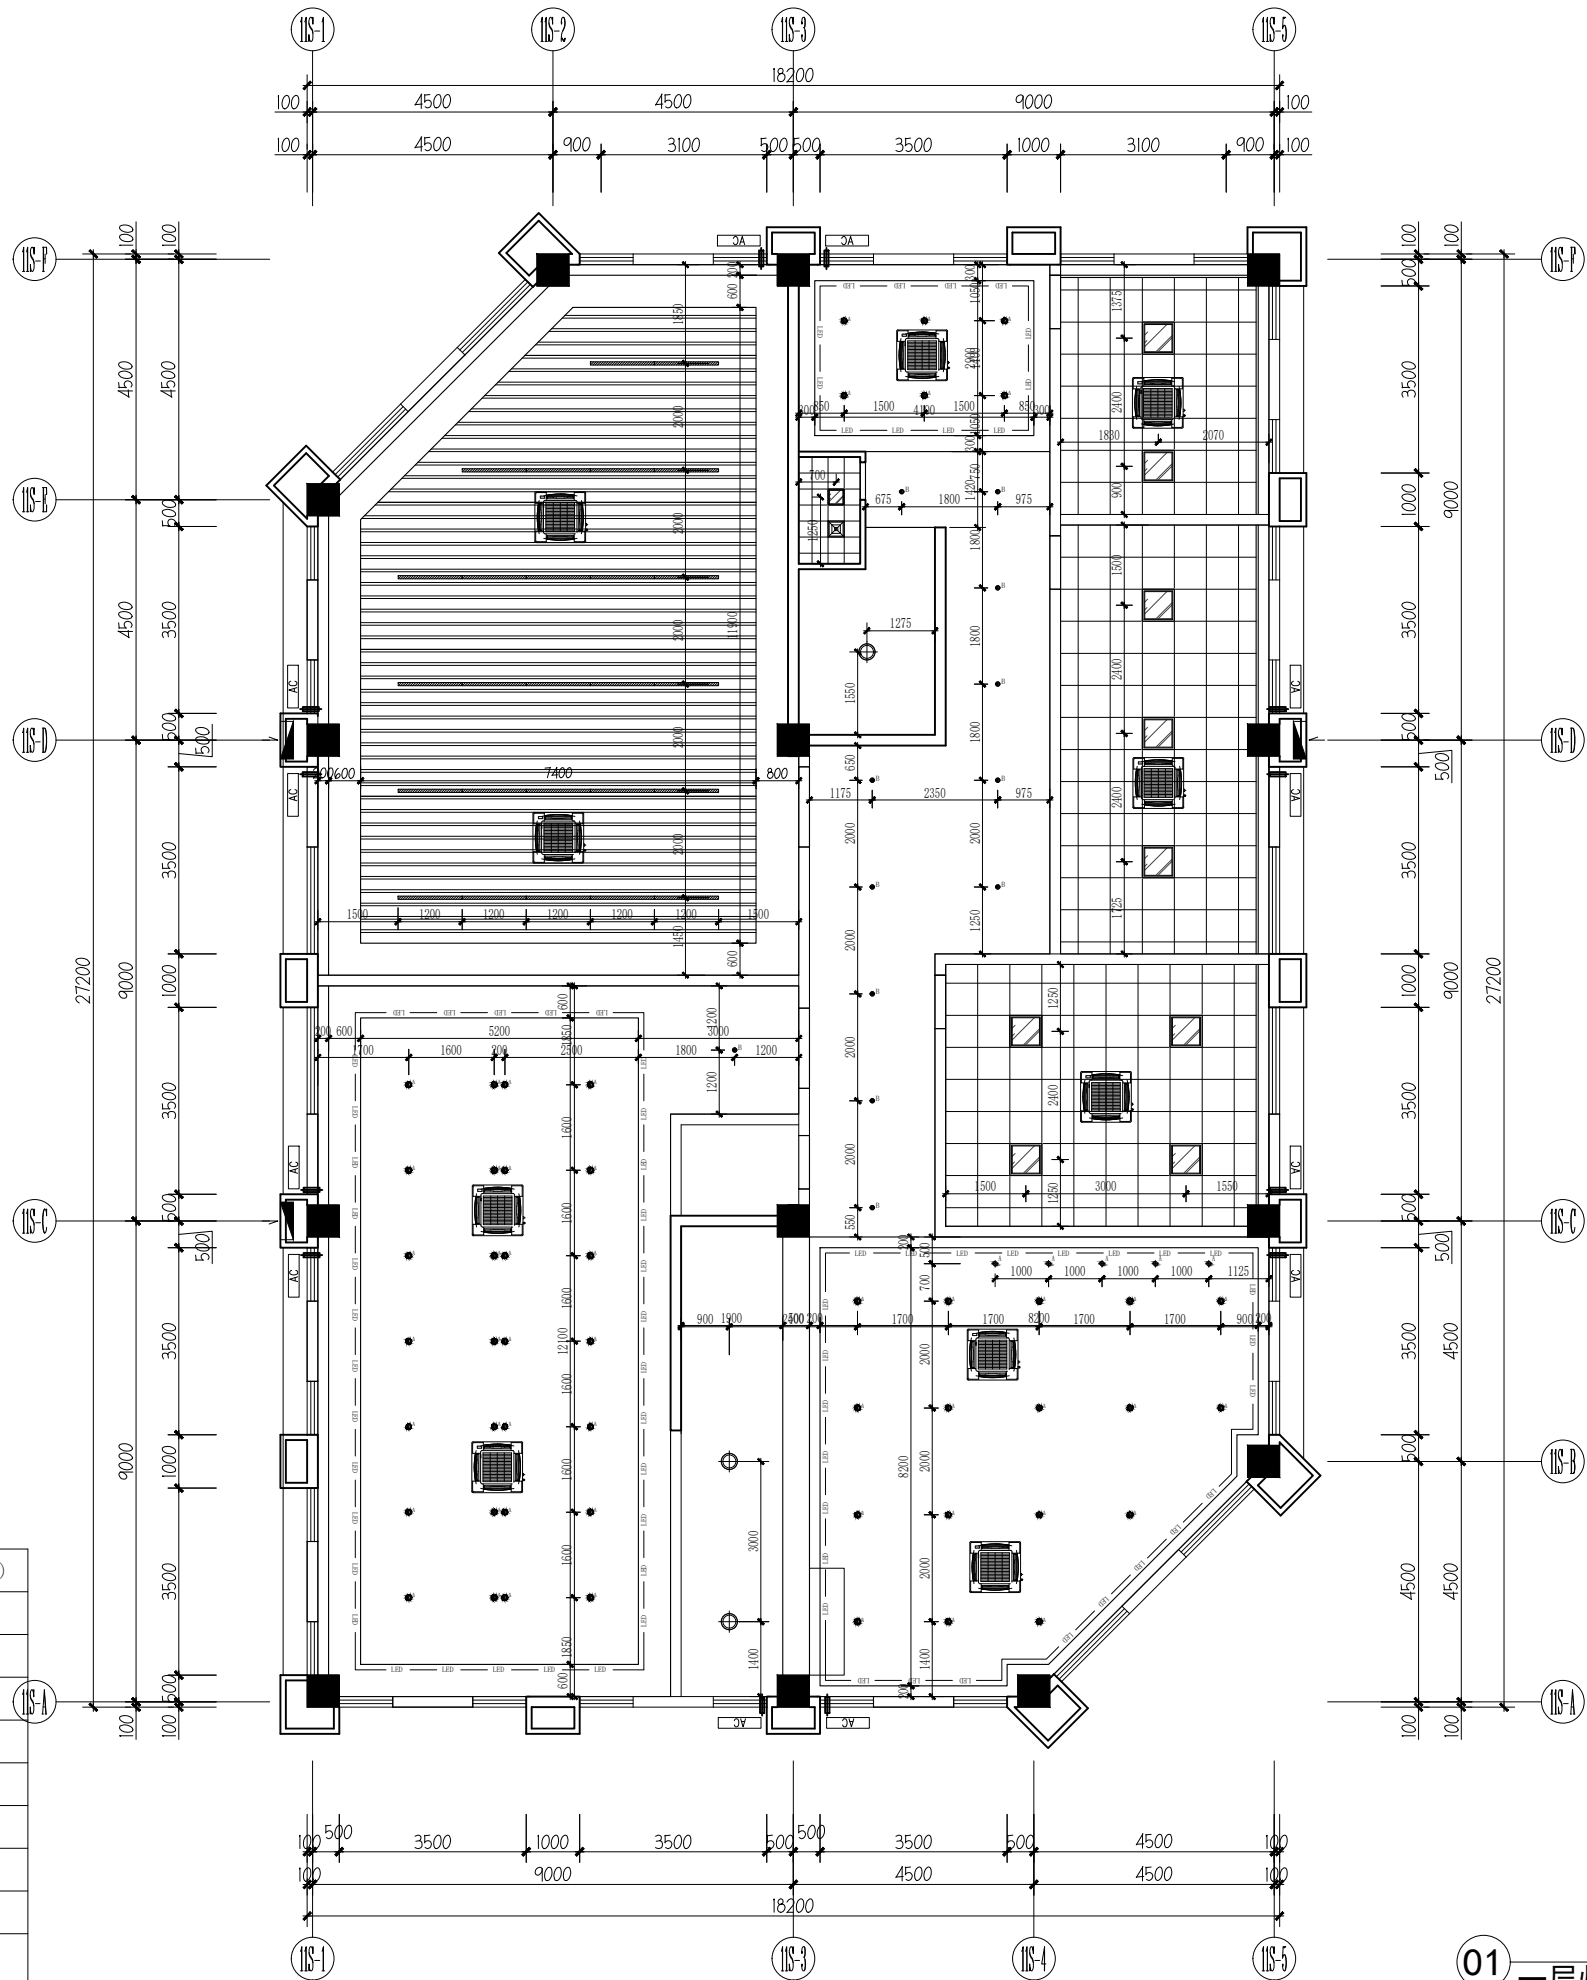

01 一层灯具定位图
LAMPS AND LANTERNS PLAN
SCALE 1:100

 设计单位



杭州园林景观设计有限公司
— Since 1989 —

— 风景园林工程设计专项甲级 —
— 设计证书编号: A233006582 —
— 道路工程桥梁工程专业乙级 —
— 设计证书编号: A233006582 —
— 建筑工程专业乙级 —
— 设计证书编号: A233006582 —

建设单位

工程名称

平阳县昆阳镇城东
环境改造提升工程（未来社区）

工程编号

子项

类别

实名

签名

审定

审核

工程负责人

专业负责人

校对

设计

绘图

会签栏

建筑

电气

结构

暖通

给排水

弱电

图纸名称

志愿者服务中心一层灯具定位图

专业

装饰

设计阶段

初步设计

图号

1F-P-01


修改版次

出图盖章

未盖技术出图章 本图纸无效

灯具图例表


图例	名称	型号及规格	安装高度（米）
	射灯	3W LED	嵌入式
	筒灯	5W LED	嵌入式
	筒灯	3W LED	嵌入式
	吸顶灯	24W LED	
	线性灯	24W LED	
	300*300/600*600平板灯	30W LED	
	LED灯带	7W/M LED	灯槽内敷设
	换气扇（顶面）		
	空调（顶面）		
	墙壁线性灯	7W/M LED	灯槽内敷设

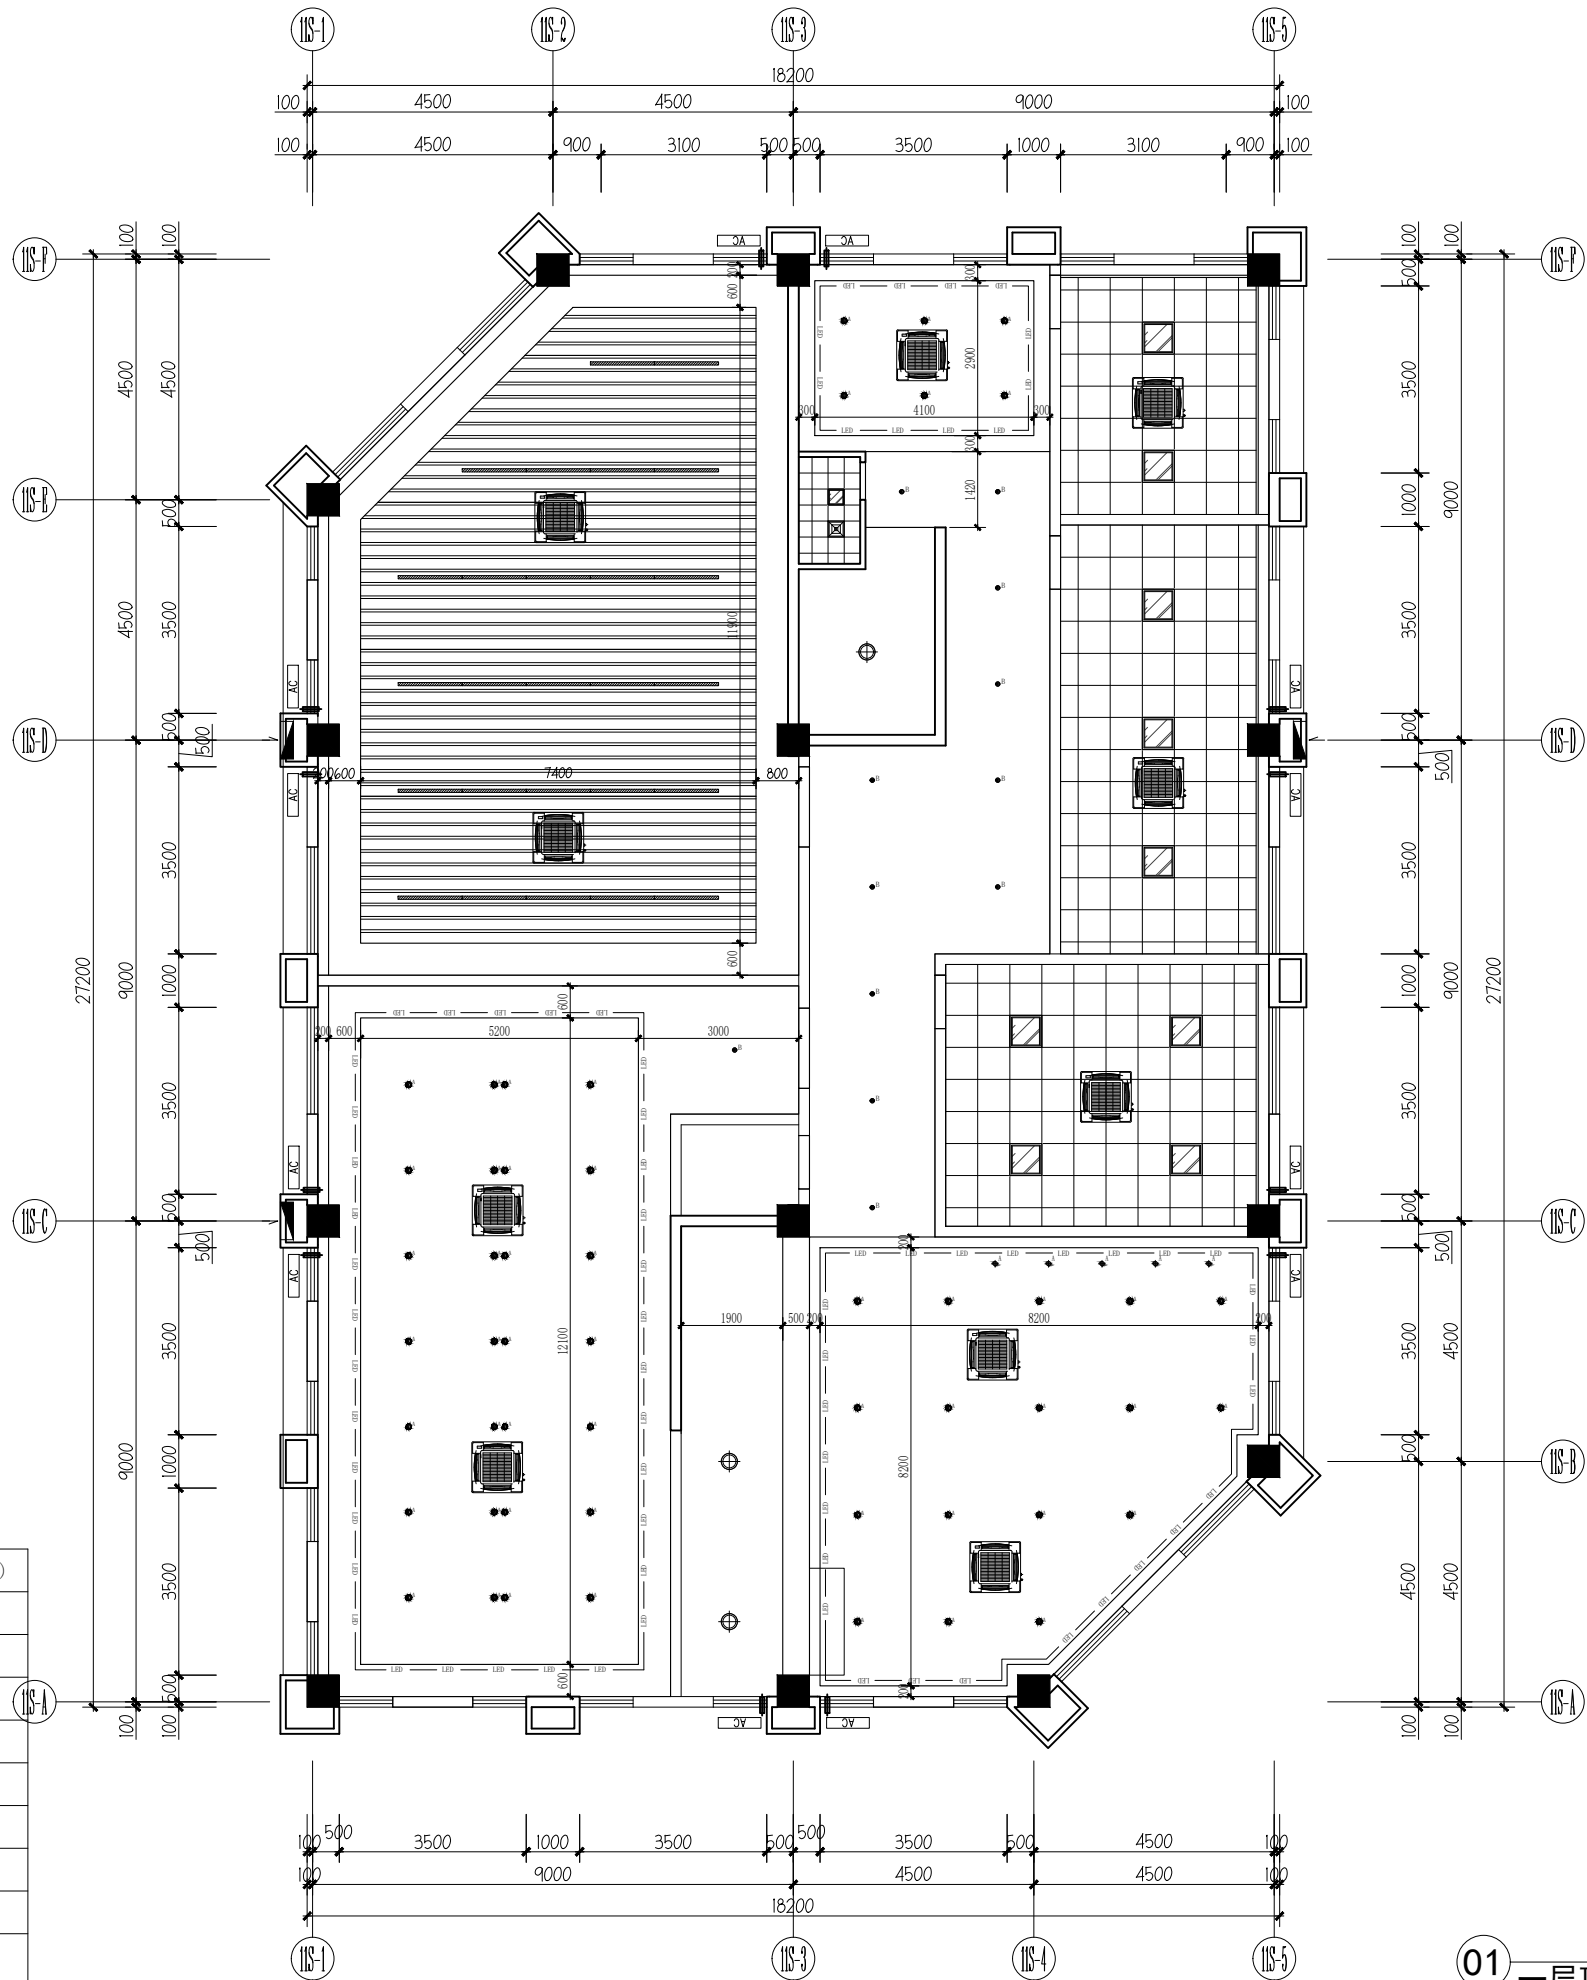

01 一层顶面尺寸图

PARTITION PLAN
SCALE 1:100

 设计单位



杭州园林景观设计有限公司
— Since 1989 —

— 风景园林工程设计专项甲级 —
— 设计证书编号: A233006582 —
— 道路工程桥梁工程专业乙级 —
— 设计证书编号: A233006582 —
— 建筑工程专业乙级 —
— 设计证书编号: A233006582 —

建设单位

工程名称

平阳县昆阳镇城东
环境改造提升工程（未来社区）

工程编号

子项

类别

实名

签名

审定

审核

工程负责人

专业负责人

校对

设计

绘图

会签栏

建筑

电气

结构

暖通

给排水

弱电

图纸名称

志愿者服务中心一层顶面尺寸图

专业

装饰

设计阶段

初步设计


图号

1F-P-01

修改版次

出图盖章

未盖技术出图章 本图纸无效

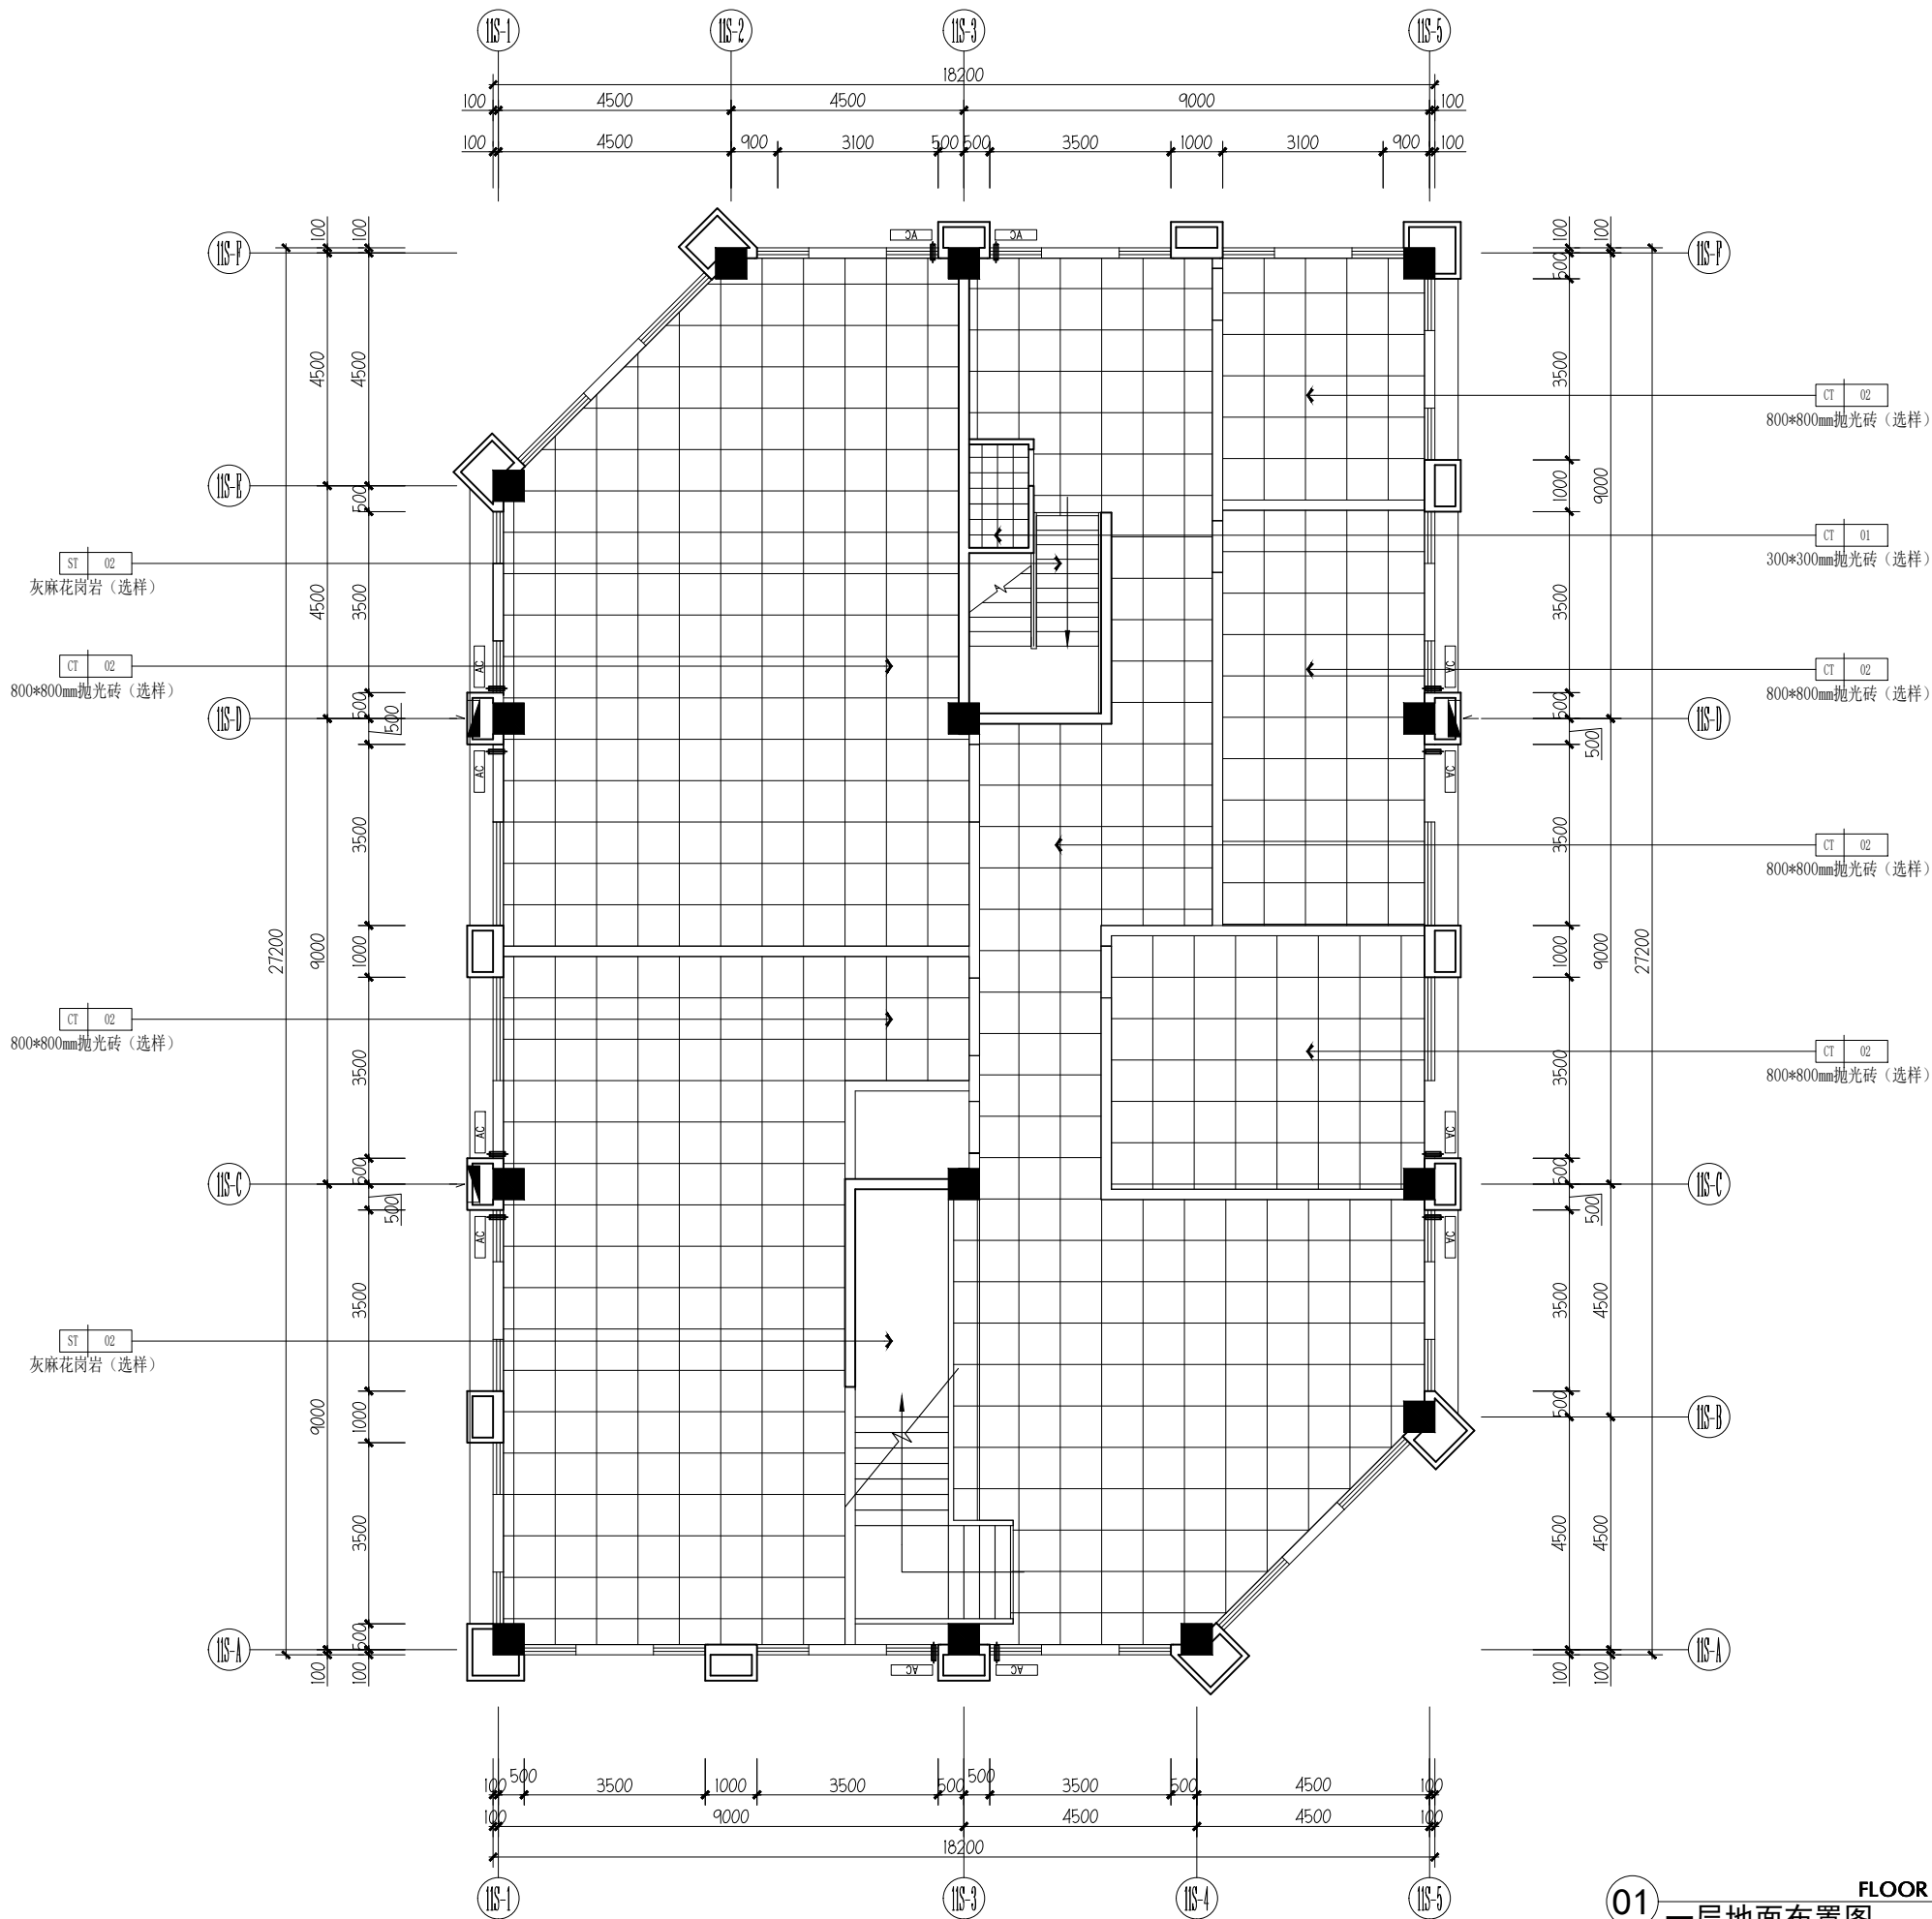

设计单位

杭州园林景观设计有限公司
— Since 1989 —

— 风景园林工程设计专项甲级 —
设计证书编号: A233006582

— 道路工程桥梁工程专业乙级 —
设计证书编号: A233006582

— 建筑工程专业乙级 —
设计证书编号: A233006582

建设单位

工程名称

平阳县昆阳镇城东
环境改造提升工程(未来社区)

工程编号		
子项		
类别	实 名	签 名
审 定		
审 核		
工程负责人		
专业负责人		
校 对		
设 计		
绘 图		

会签栏		
建 筑	电 气	
结 构	暖 通	
给排水	弱 电	

图纸名称


志愿者服务中心一层地面布置图

专业	装饰	设计阶段	初步设计
图号	1F-P-01	修改版次	

出图盖章


未盖技术出图章 本图纸无效

01 一层地面布置图 FLOOR COVERING PLAN
SCALE 1:100

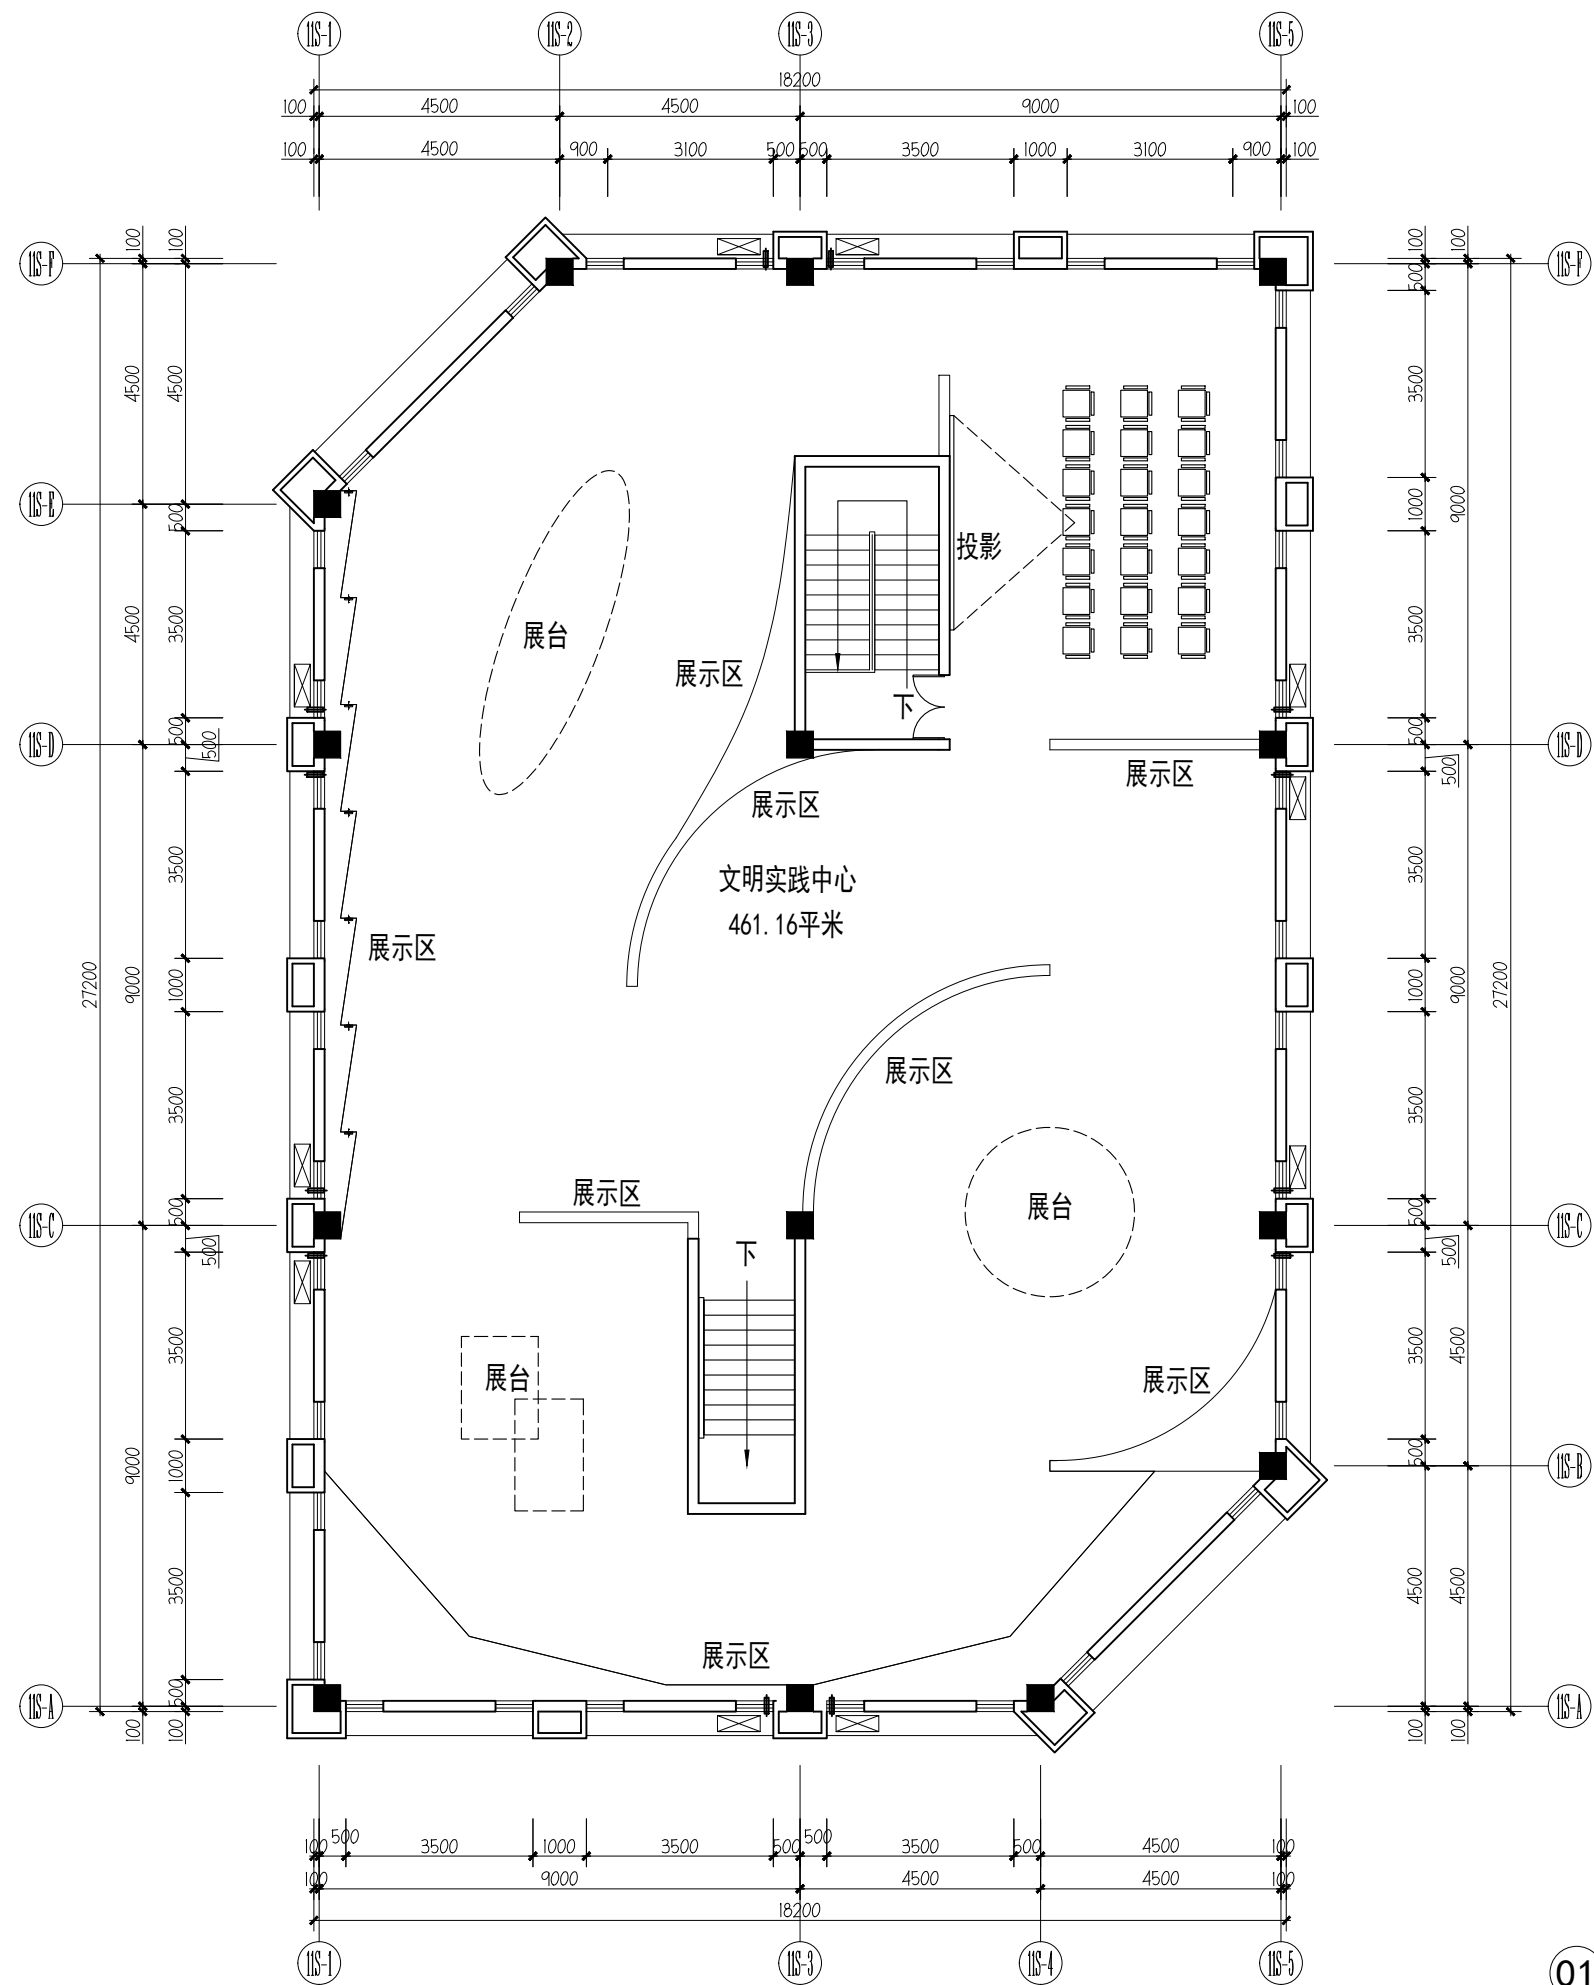

01 二层平面布置图
FIXTURE & FURNISHING PLAN
SCALE 1:100

 设计单位


杭州园林景观设计有限公司
— Since 1989 —

— 风景园林工程设计专项甲级 —
设计证书编号: A233006582
— 道路桥梁工程乙级 —
设计证书编号: A233006582
— 建筑工程专业乙级 —
设计证书编号: A233006582

建设单位

工程名称

平阳县昆阳镇城东
环境改造提升工程(未来社区)

工程编号			
子 项			
类 别	实 名	签 名	
审 定			
审 核			
工程负责人			
专业负责人			
校 对			
设 计			
绘 图			
会签栏			
建 筑		电 气	
结 构		暖 通	
给排水		弱 电	


图纸名称			
志愿者服务中心二层平面布置图			
专业	装饰	设计阶段	初步设计
图号	2F-P-01	修改版次	

出图盖章

未盖技术出图章 本图纸无效

灯具图例表

图例	名称	型号及规格	安装高度（米）
	射灯	3W LED	嵌入式
	筒灯	5W LED	嵌入式
	筒灯	3W LED	嵌入式
	吸顶灯	24W LED	
	线性灯	24W LED	
	300*300/600*600平板灯	30W LED	
	LED灯带	7W/M LED	灯槽内敷设
	换气扇（顶面）		
	空调（顶面）		
	墙壁线性灯	7W/M LED	灯槽内敷设

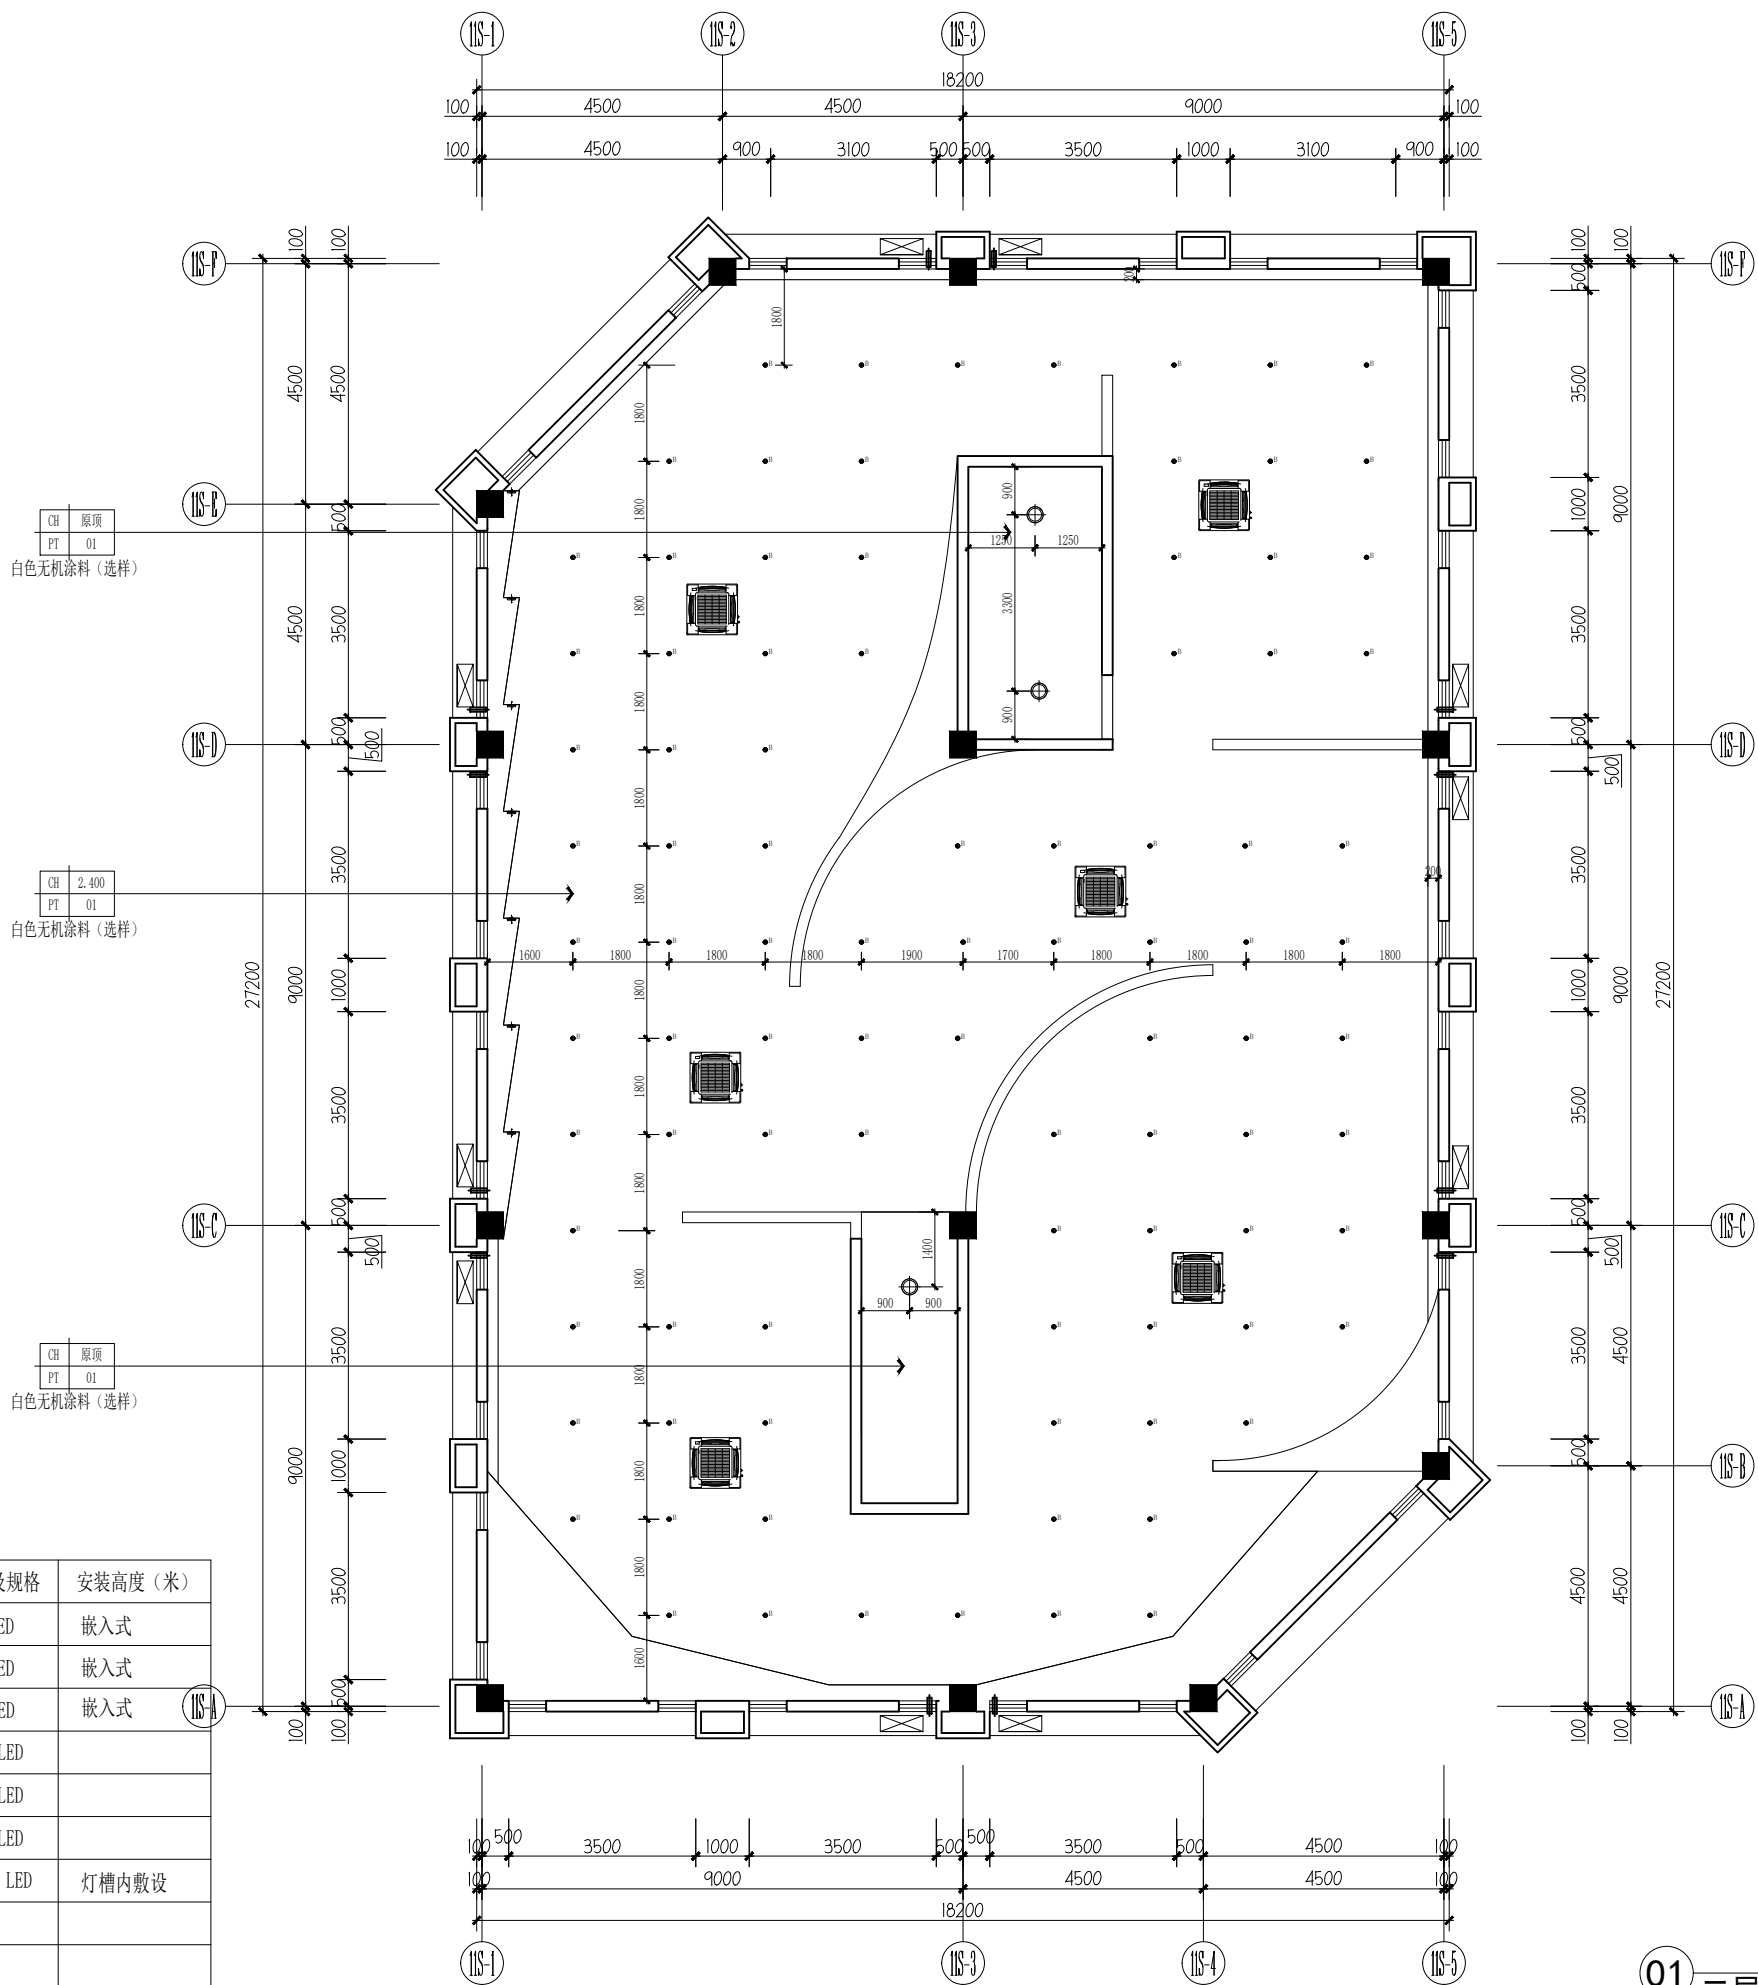

设计单位



杭州园林景观设计有限公司

— Since 1989 —

— 风景园林工程设计专项甲级 —

设计证书编号: A233006582

— 道路工程桥梁工程专业乙级 —

设计证书编号: A233006582

— 建筑工程专业乙级 —

设计证书编号: A233006582

建设单位

工程名称

平阳县昆阳镇城东
环境改造提升工程（未来社区）

工程编号

子 项

类 别

实 名

签 名

审 定

审 核

工程负责人

专业负责人

校 对

设 计

绘 图

会签栏

建 筑

电 气

结 构

暖 通

给排水

弱 电

图纸名称

志愿者服务中心二层顶面布置图

专业

装饰

设计阶段

初步设计

图号

2F-P-01

修改版次

出图盖章

01 二层顶面布置图


REFLECTED CEILING PLAN

SCALE 1:100

未盖技术出图章 本图纸无效


灯具图例表

图例	名称	型号及规格	安装高度（米）
	射灯	3W LED	嵌入式
	筒灯	5W LED	嵌入式
	筒灯	3W LED	嵌入式
	吸顶灯	24W LED	
	线性灯	24W LED	
	300*300/600*600平板灯	30W LED	
	LED灯带	7W/M LED	灯槽内敷设
	换气扇（顶面）		
	空调（顶面）		
	墙壁线性灯	7W/M LED	灯槽内敷设

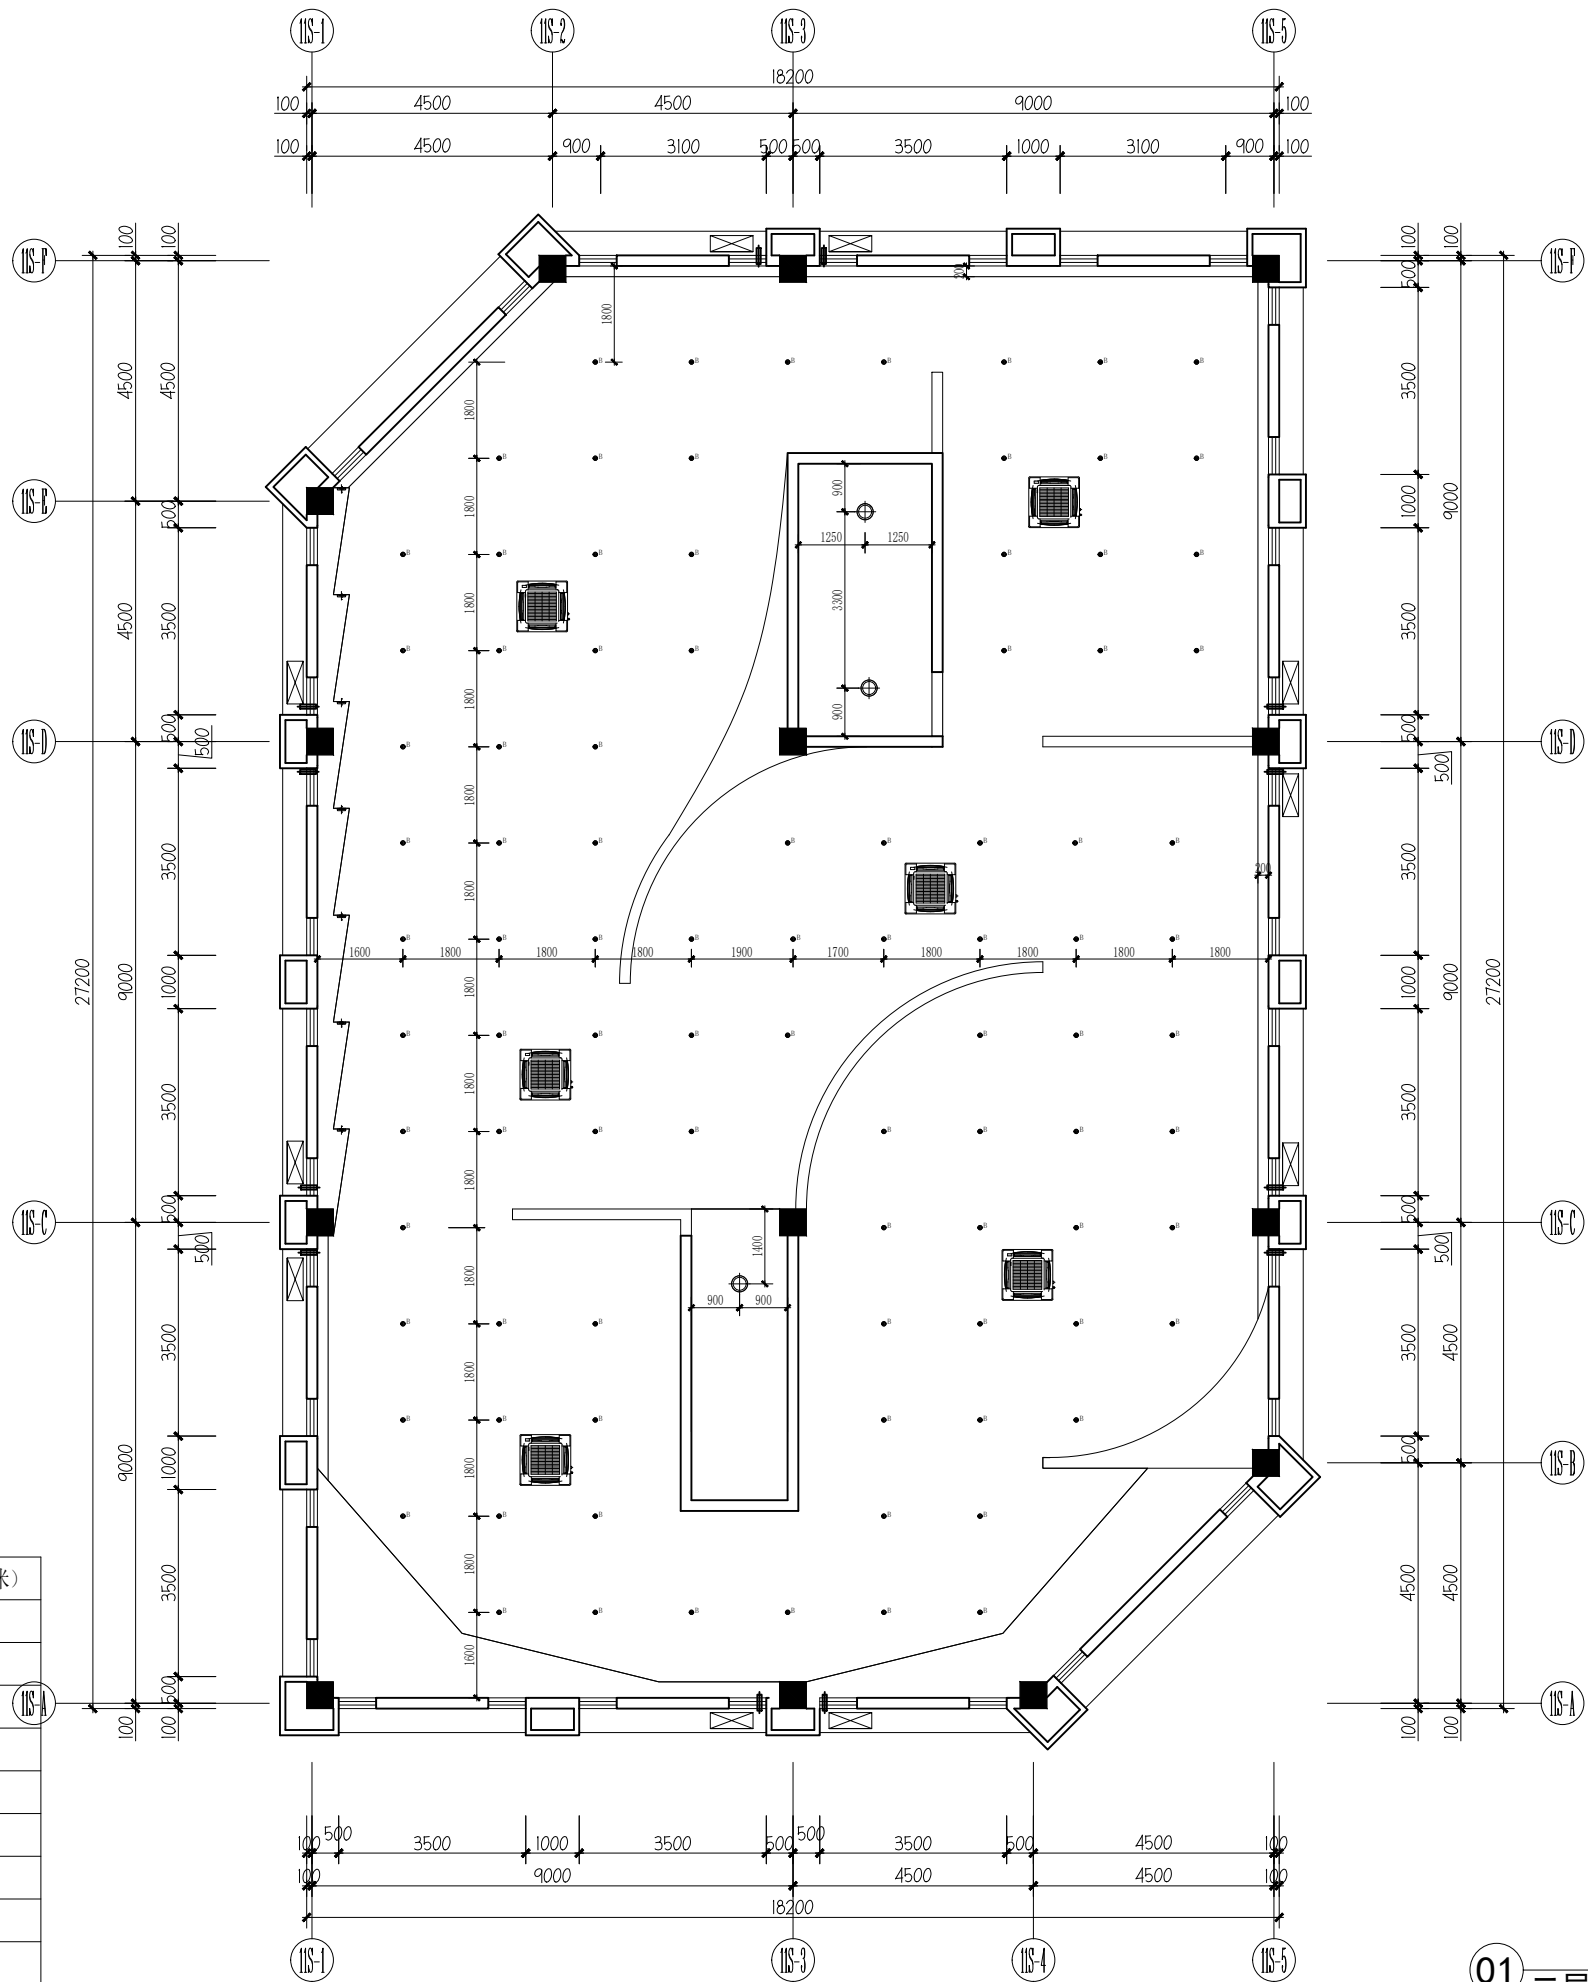

01 二层灯具定位图
LAMPS AND LANTERNS PLAN
SCALE 1:100

 设计单位



杭州园林景观设计有限公司
— Since 1989 —

— 风景园林工程设计专项甲级 —
设计证书编号: A233006582

— 道路工程桥梁工程专业乙级 —
设计证书编号: A233006582

— 建筑工程专业乙级 —
设计证书编号: A233006582

建设单位

工程名称

平阳县昆阳镇城东
环境改造提升工程（未来社区）

工程编号			
子 项			
类 别	实 名	签 名	
审 定			
审 核			
工程负责人			
专业负责人			
校 对			
设 计			
绘 图			
会签栏			
建 筑		电 气	
结 构		暖 通	
给排水		弱 电	


图纸名称			
志愿者服务中心二层灯具定位图			
专业	装饰	设计阶段	初步设计
图号	2F-P-01	修改版次	

出图盖章

未盖技术出图章 本图纸无效

灯具图例表


图例	名称	型号及规格	安装高度（米）
	射灯	3W LED	嵌入式
	筒灯	5W LED	嵌入式
	筒灯	3W LED	嵌入式
	吸顶灯	24W LED	
	线性灯	24W LED	
	300*300/600*600平板灯	30W LED	
	LED灯带	7W/M LED	灯槽内敷设
	换气扇（顶面）		
	空调（顶面）		
	墙壁线性灯	7W/M LED	灯槽内敷设

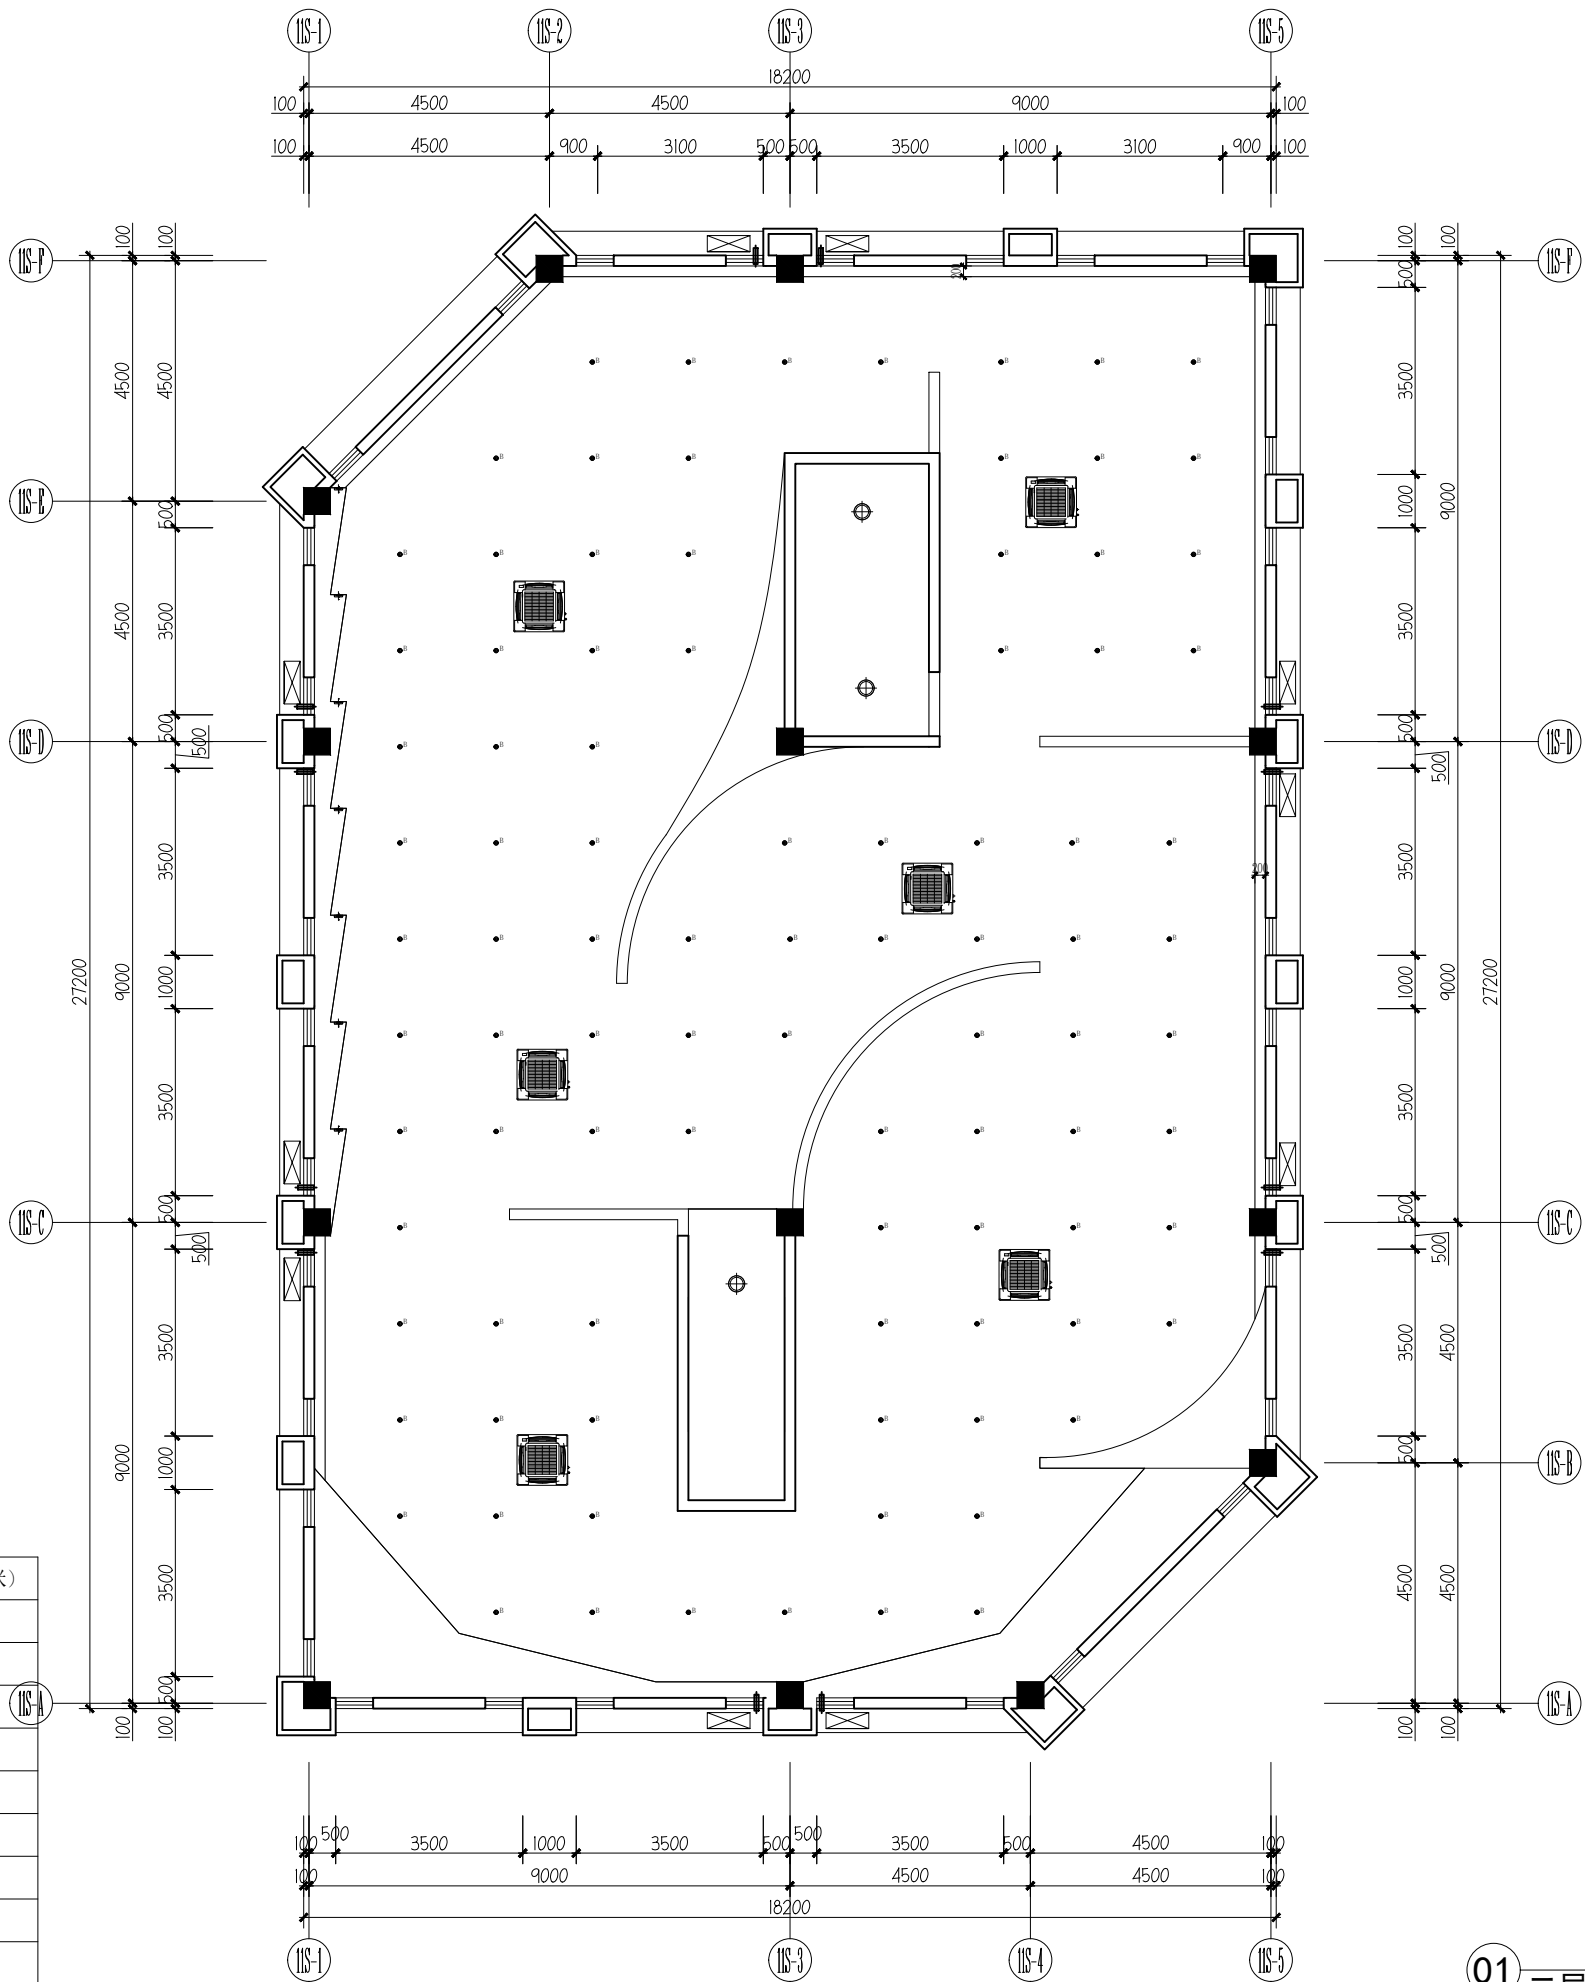

01 二层顶面尺寸图

PARTITION PLAN
SCALE 1:100

 设计单位



杭州园林景观设计有限公司
— Since 1989 —

— 风景园林工程设计专项甲级 —
设计证书编号: A233006582
— 道路工程桥梁工程专业乙级 —
设计证书编号: A233006582
— 建筑工程专业乙级 —
设计证书编号: A233006582

建设单位

工程名称

平阳县昆阳镇城东
环境改造提升工程（未来社区）

工程编号

子项

类别

实名

签名

审定

审核

工程负责人

专业负责人

校对

设计

绘图

会签栏

建筑

电气

结构

暖通

给排水

弱电

图纸名称

志愿者服务中心二层顶面尺寸图

专业

装饰

设计阶段

初步设计


图号

2F-P-01

修改版次


出图盖章

未盖技术出图章 本图纸无效

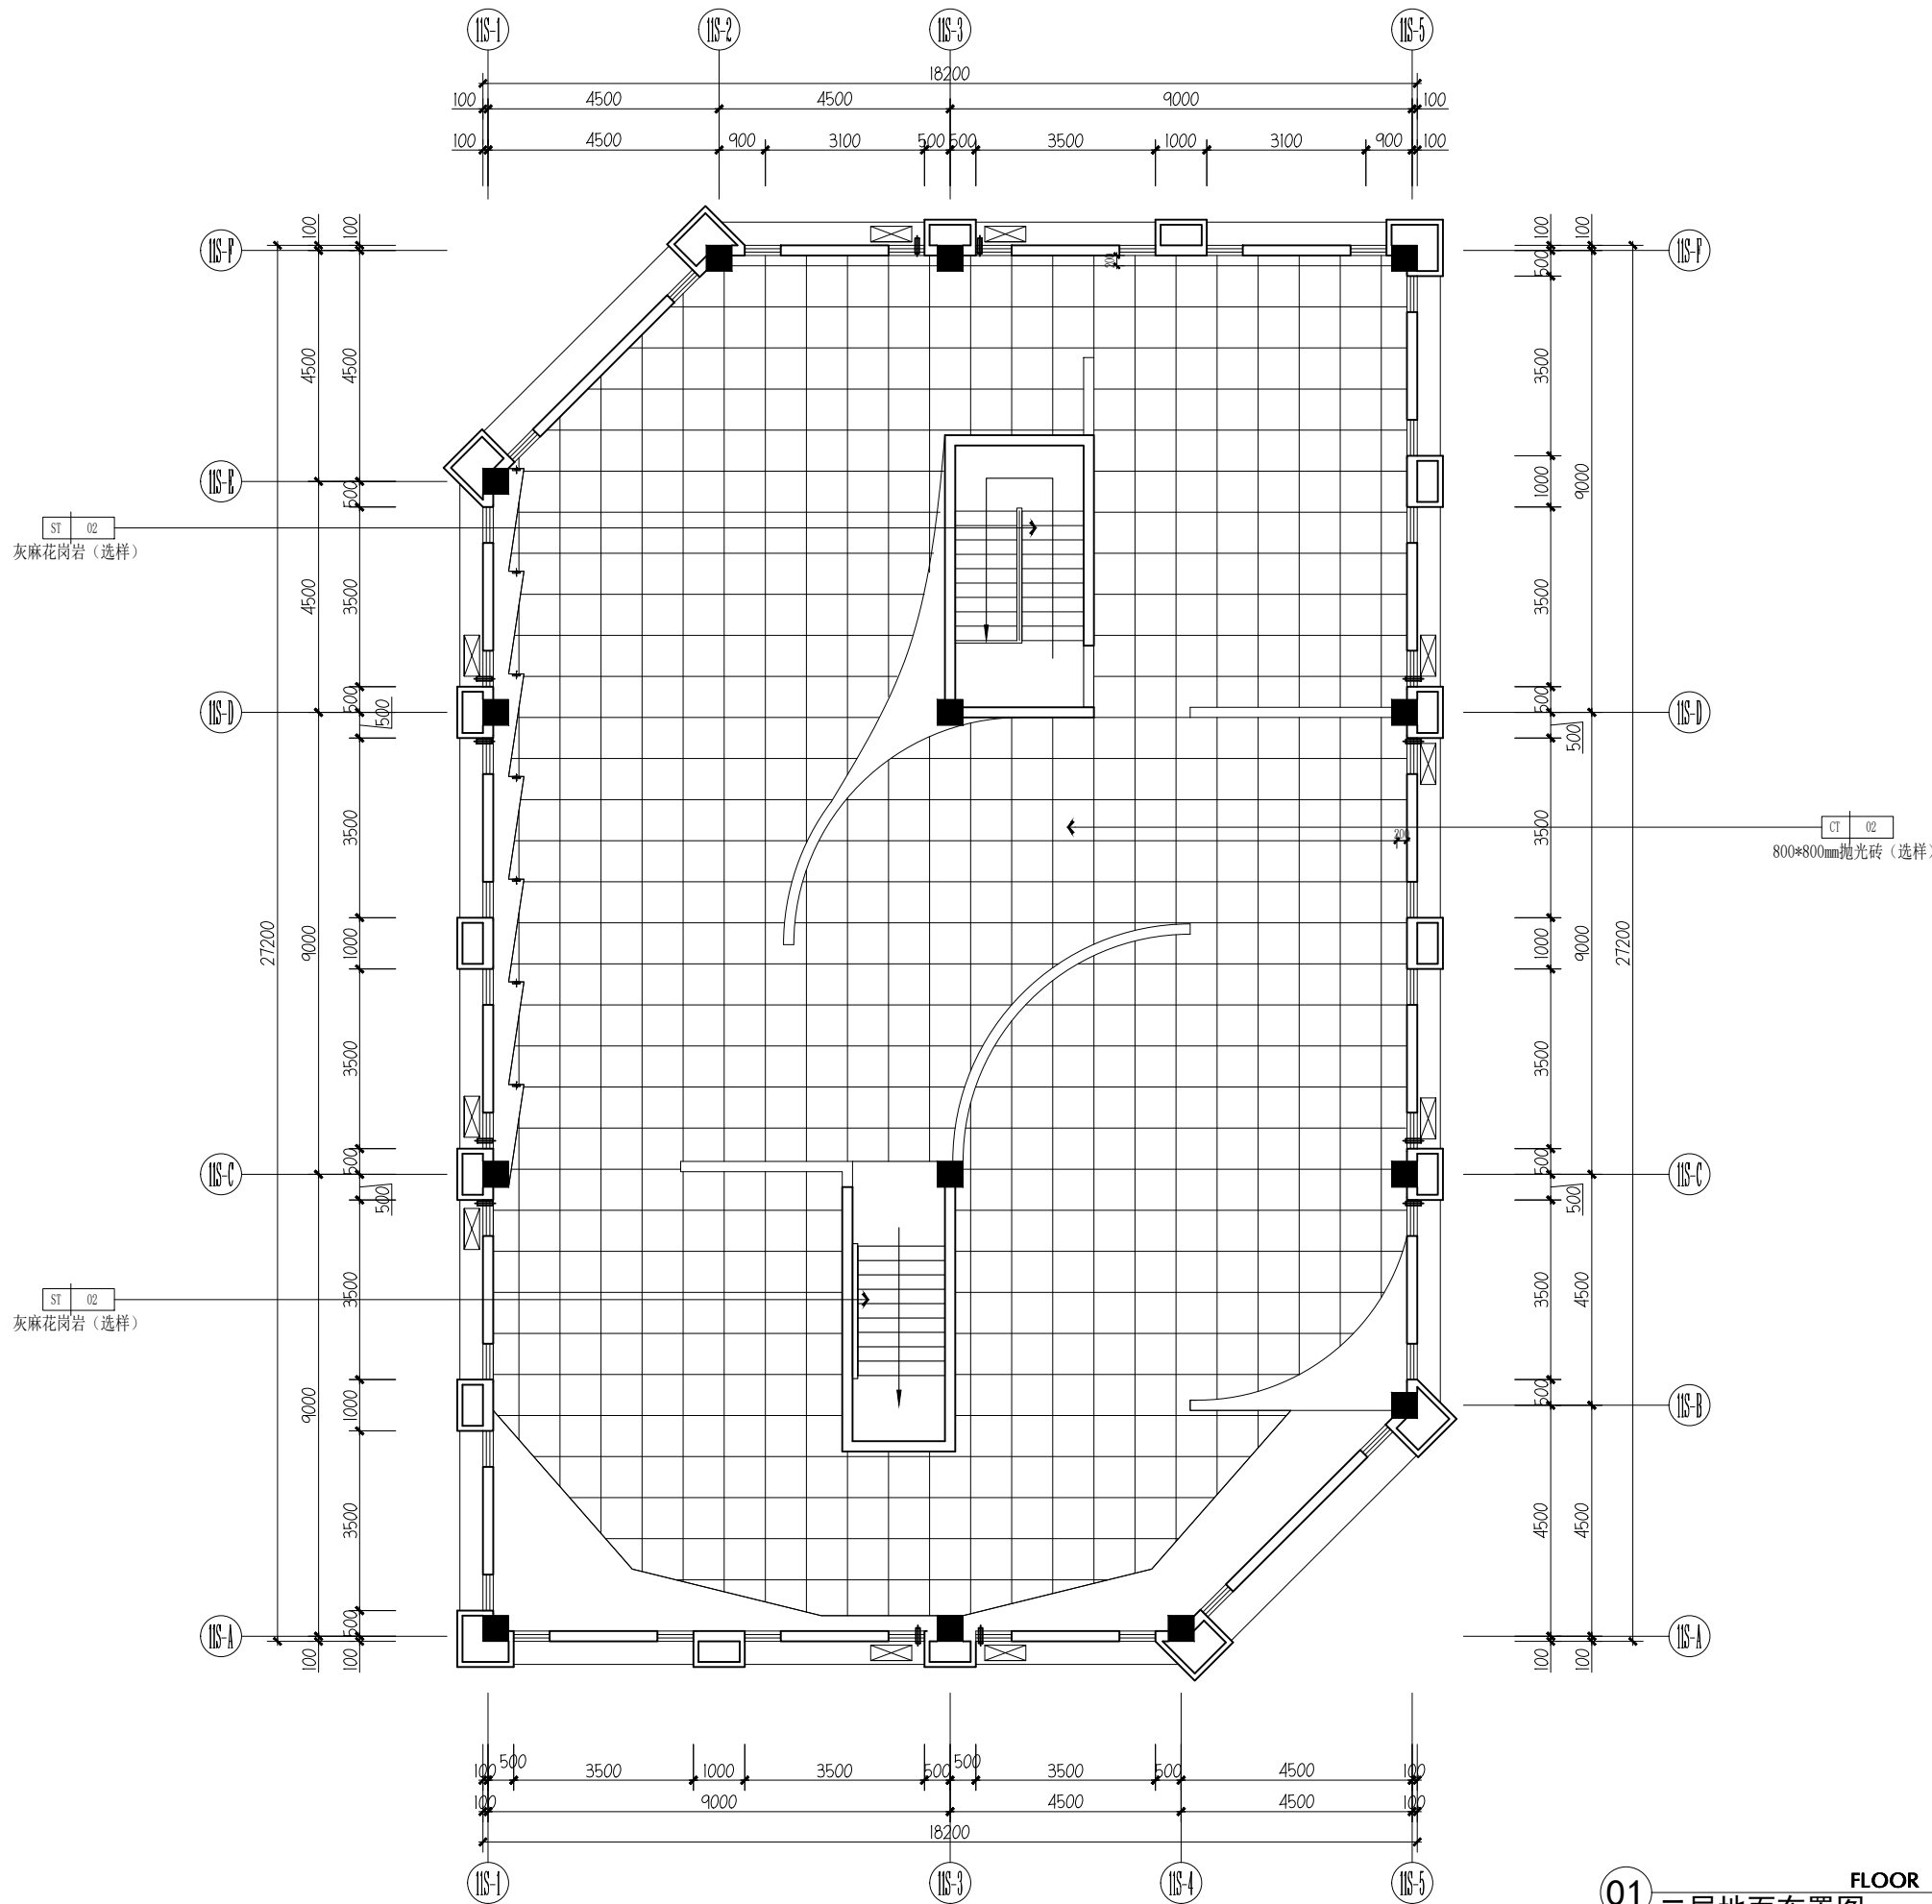

01 二层地面布置图 FLOOR COVERING PLAN SCALE 1:100

 设计单位



杭州园林景观设计有限公司
— Since 1989 —

— 风景园林工程设计专项甲级 —
设计证书编号: A233006582

— 道路桥梁工程乙级 —
设计证书编号: A233006582

— 建筑工程专业乙级 —
设计证书编号: A233006582

建设单位

工程名称

平阳县昆阳镇城东
环境改造提升工程(未来社区)


工程编号		
子项		
类别	实 名	签 名
审 定		
审 核		
工程负责人		
专业负责人		
校 对		
设 计		
绘 图		

会签栏			
建 筑		电 气	
结 构		暖 通	
给排水		弱 电	

图纸名称			
志愿者服务中心二层地面布置图			
专业	装饰	设计阶段	初步设计
图号	2F-P-01	修改版次	

出图盖章


未盖技术出图章 本图纸无效

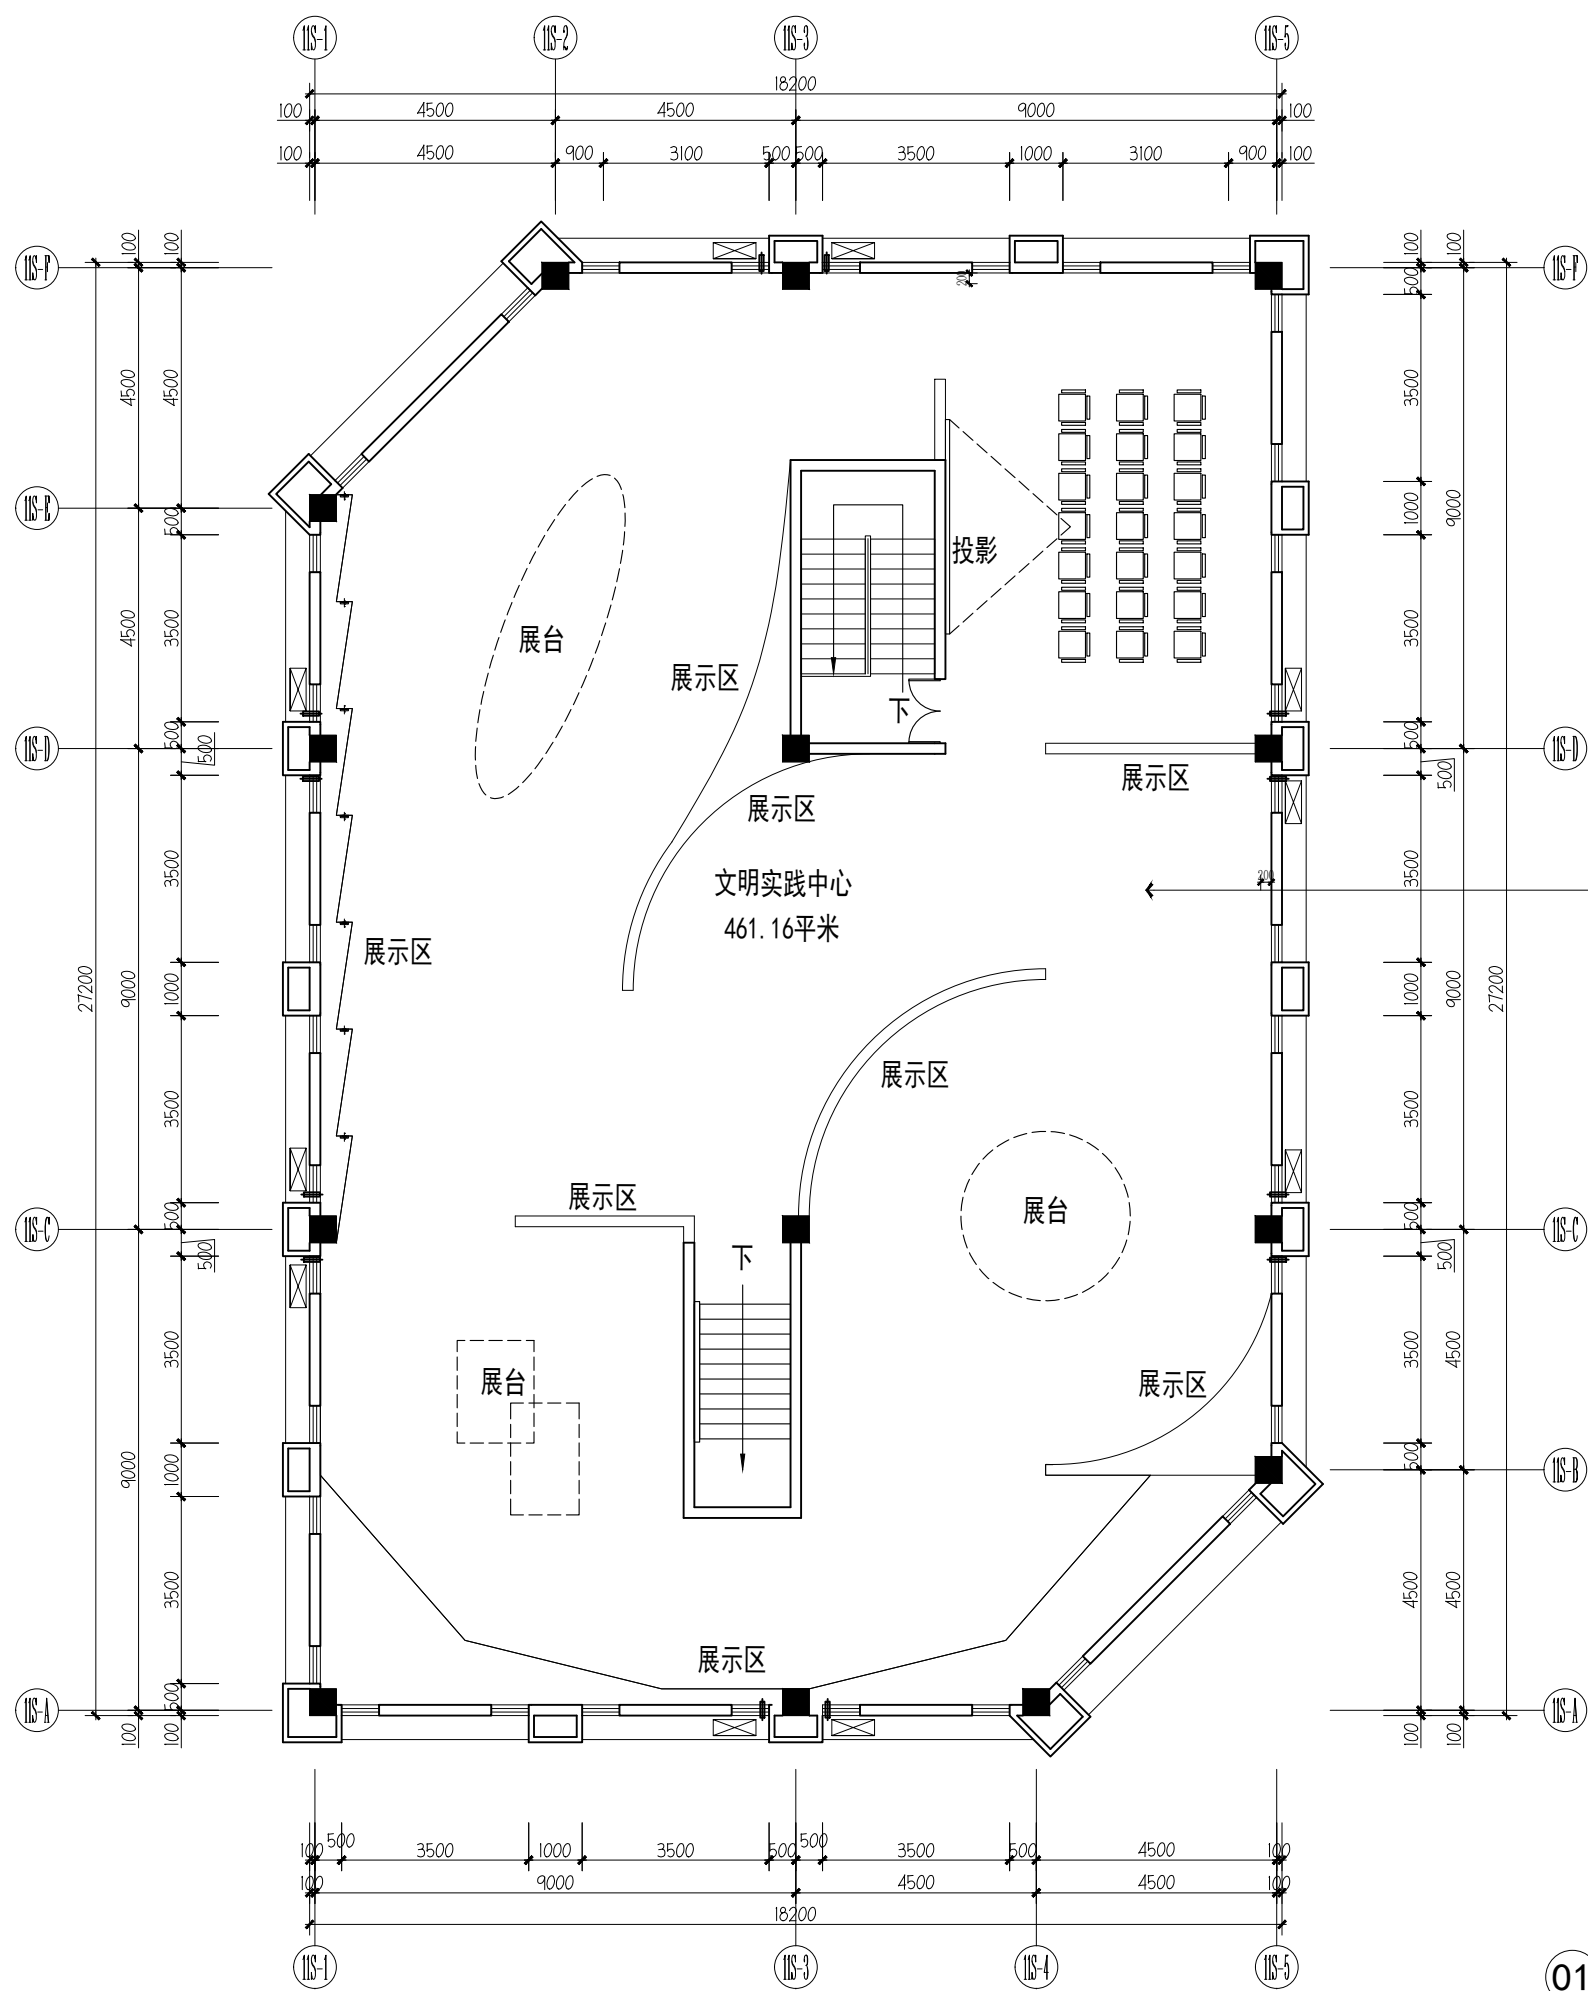

空间	文明实践中心 (456.7m ²)
顶面	PT-01 白色无机涂料 (选择) (456.7m ²)
墙面	PT-01 白色无机涂料 (选择) (258m ²) / MT-01 50mm高黑钛金拉丝不锈钢踢脚线 (选择) (4.3m ²)
地面	CT-02 800*800抛光砖 (选择) (456.7m ²)

01 二层空间布置图 INDEX PLAN SCALE 1:100

 设计单位



杭州园林景观设计有限公司
— Since 1989 —

— 风景园林工程设计专项甲级 —
设计证书编号: A233006582

— 道路工程桥梁工程专业乙级 —
设计证书编号: A233006582

— 建筑工程专业乙级 —
设计证书编号: A233006582

建设单位

工程名称

平阳县昆阳镇城东
环境改造提升工程 (未来社区)

工程编号

子项

类别

实 名

签 名

审 定

审 核

工程负责人

专业负责人

校 对

设 计

绘 图

会签栏

建 筑

电 气

结 构

暖 通

给排水

弱 电

图纸名称

志愿者服务中心二层空间布置图

专业

装饰

设计阶段

初步设计

图号


2F-P-01

修改版次

出图盖章

未盖技术出图章 本图纸无效

图 纸 目 录			 杭州园林景观设计有限公司 HANGZHOU LANDSCAPE DESIGN CO., LTD											
			工程名称			平阳县昆阳镇城东环境改造提升工程（未来社区）					工程号			
日 期				子项名称							共 1 页		第 1 页	
序号	图 别 图 号	图 纸 名 称			采用标准图或重复使用图				图 纸 尺 寸	备 注				
					图集编号或 工程编号		采用标准图或重 复使用图							
1	给排水-01	儿童之家一层给排水及消防平面图							A3					
2	给排水-02	儿童之家二层给排水及消防平面图							A3					
3	给排水-03	儿童之家一层喷淋平面图							A3					
4	给排水-04	儿童之家二层喷淋平面图							A3					
5	给排水-05	儿童之家给排水及消防原理图							A3					
6	给排水-06	快递能量站一层给排水及消防平面图							A3					
7	给排水-07	快递能量站二层给排水及消防平面图							A3					
8	给排水-08	快递能量站给排水及消防原理图							A3					
9	给排水-09	共享书房一层给排水及消防平面图							A3					
10	给排水-10	共享书房给排水及消防原理图							A3					
11	给排水-11	幸福集市一层给排水及消防平面图							A3					
12	给排水-12	幸福集市二层给排水及消防平面图							A3					
13	给排水-13	幸福集市给排水及消防原理图							A3					
14	给排水-14	育幼中心一层给排水及消防平面图							A3					
15	给排水-15	育幼中心二层给排水及消防平面图							A3					
16	给排水-16	育幼中心一层喷淋平面图							A3					
17	给排水-17	育幼中心二层喷淋平面图							A3					
18	给排水-18	育幼中心给排水及消防原理图							A3					
19	给排水-19	泽丰家园架空层给排水及消防平面图							A3					
20	给排水-20	泽丰家园架空层给排水及消防原理图							A3					
21	给排水-21	泰和家园架空层给排水及消防平面图							A3					
22	给排水-22	泰和家园架空层给排水及消防原理图							A3					
23	给排水-23	志愿和文明中心一层给排水及消防平面图							A3					
24	给排水-24	志愿和文明中心二层给排水及消防平面图							A3					
25	给排水-25	志愿和文明中心给排水及消防原理图							A3					
26														
审 核		校 对		编 制		工程负责人								

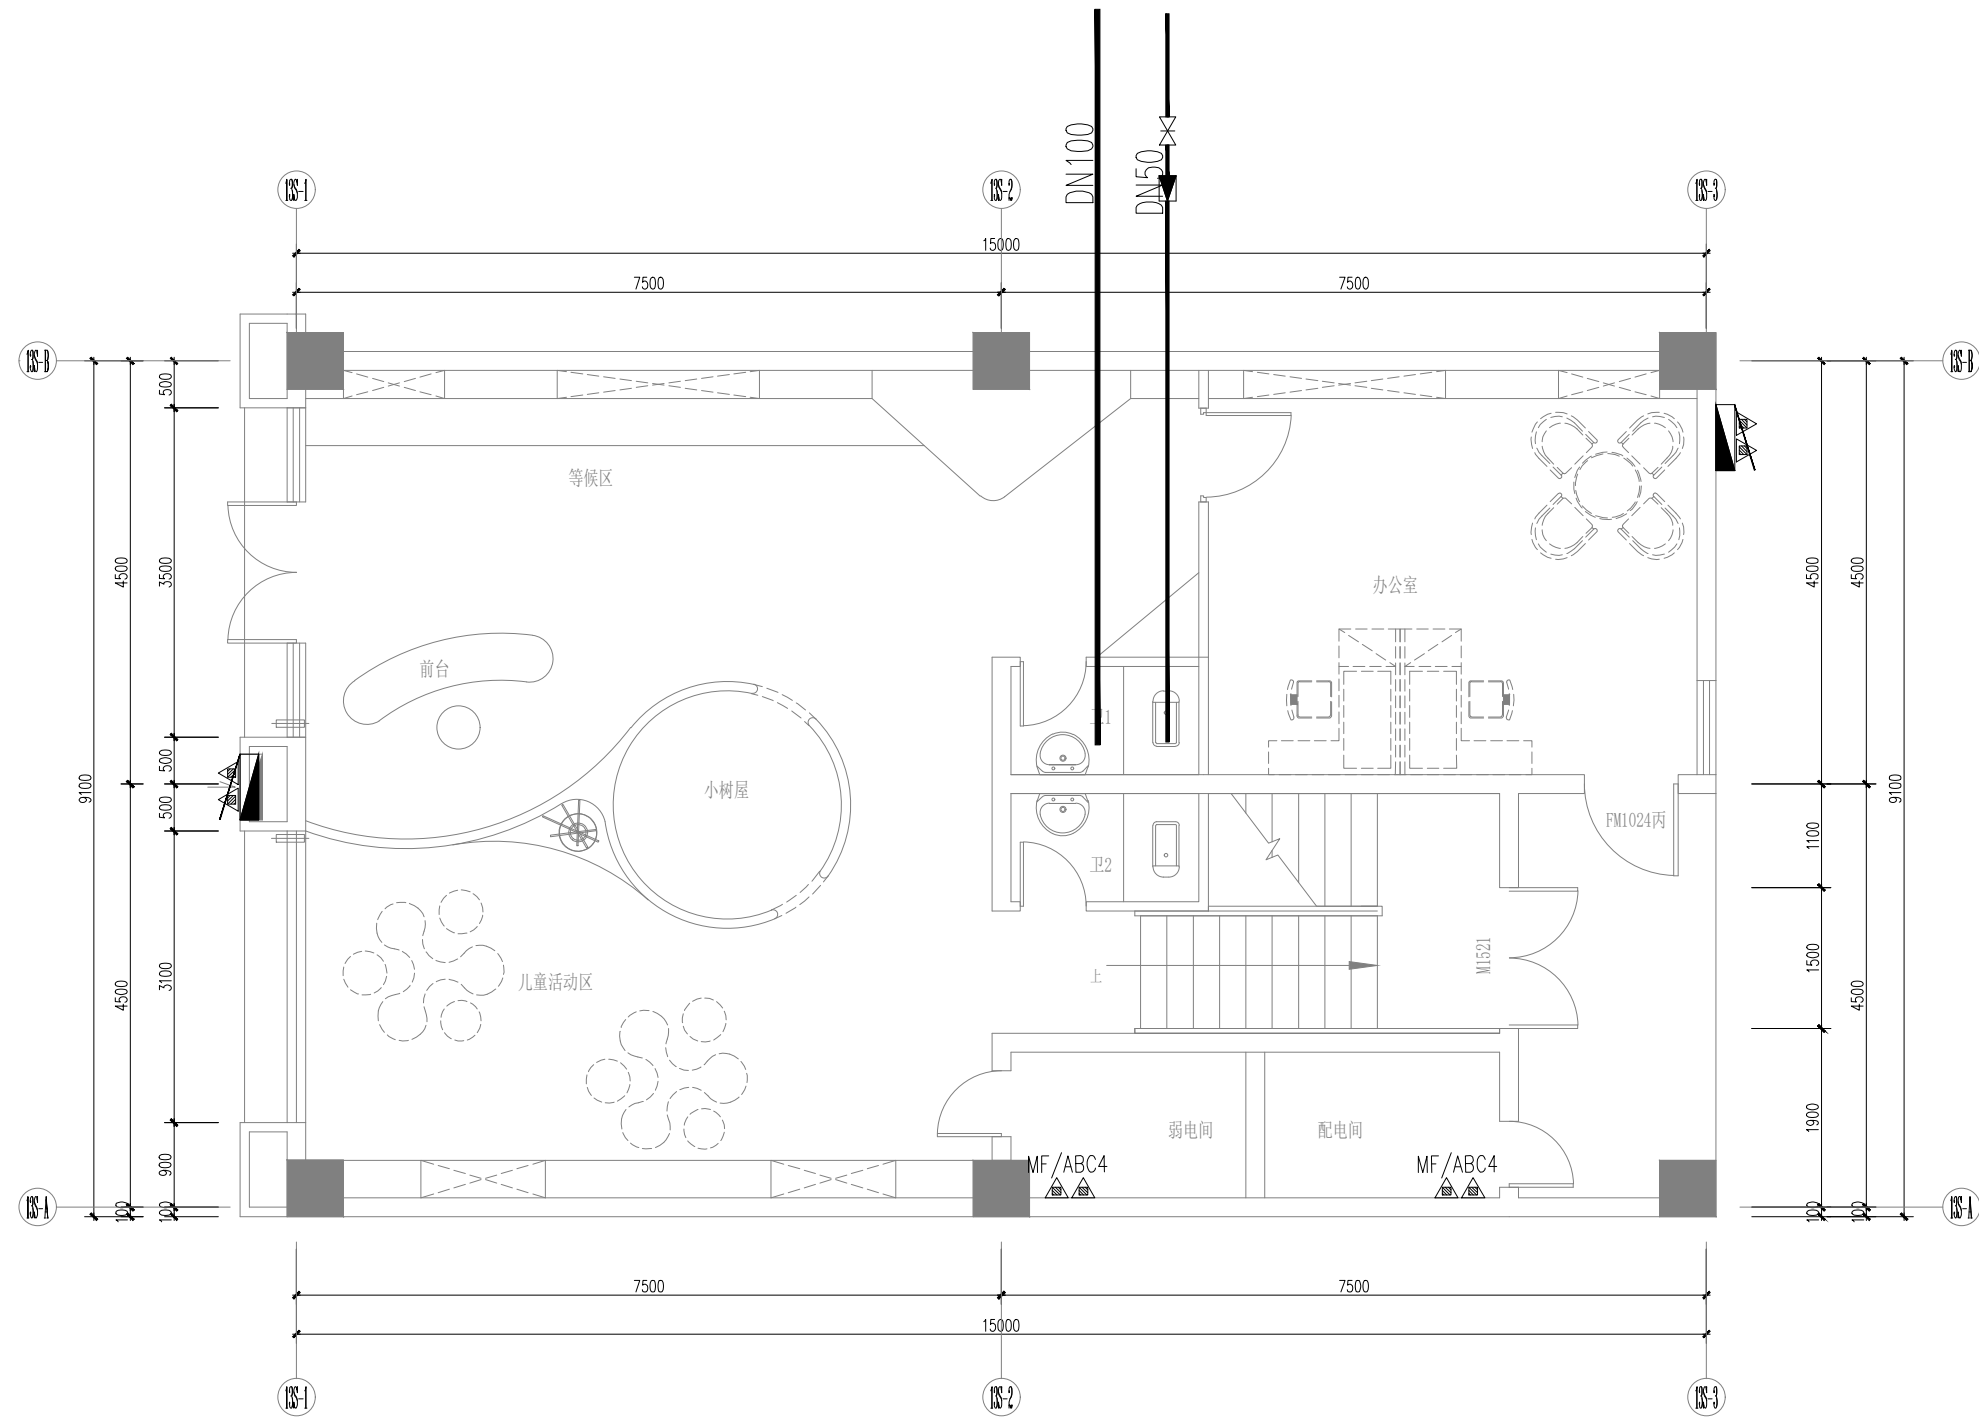

儿童之家一层给排水及消防平面图 1:50

空调采用分体式

设计单位



杭州园林景观设计有限公司
— Since 1989 —

— 风景园林工程设计专项甲级 —
— 设计证书编号: A233006582 —
— 道路工程桥梁工程专业乙级 —
— 设计证书编号: A233006582 —
— 建 筑 工 程 专 业 乙 级 —
— 设计证书编号: A233006582 —

建设单位

工程名称

平阳县昆阳镇城东
环境改造提升工程（未来社区）

工程编号

子 项

类 别

实 名

签 名

审 定

审 核

工程负责人

专业负责人

校 对

设 计

绘 图

会签栏

建 筑

电 气

结 构

暖 通

给排水

弱 电

图纸名称

儿童之家一层给排水及消防平面图

专业

给排水

设计阶段

初步设计


图号

给排水-01

修改版次

出图盖章

未盖技术出图章 本图纸无效

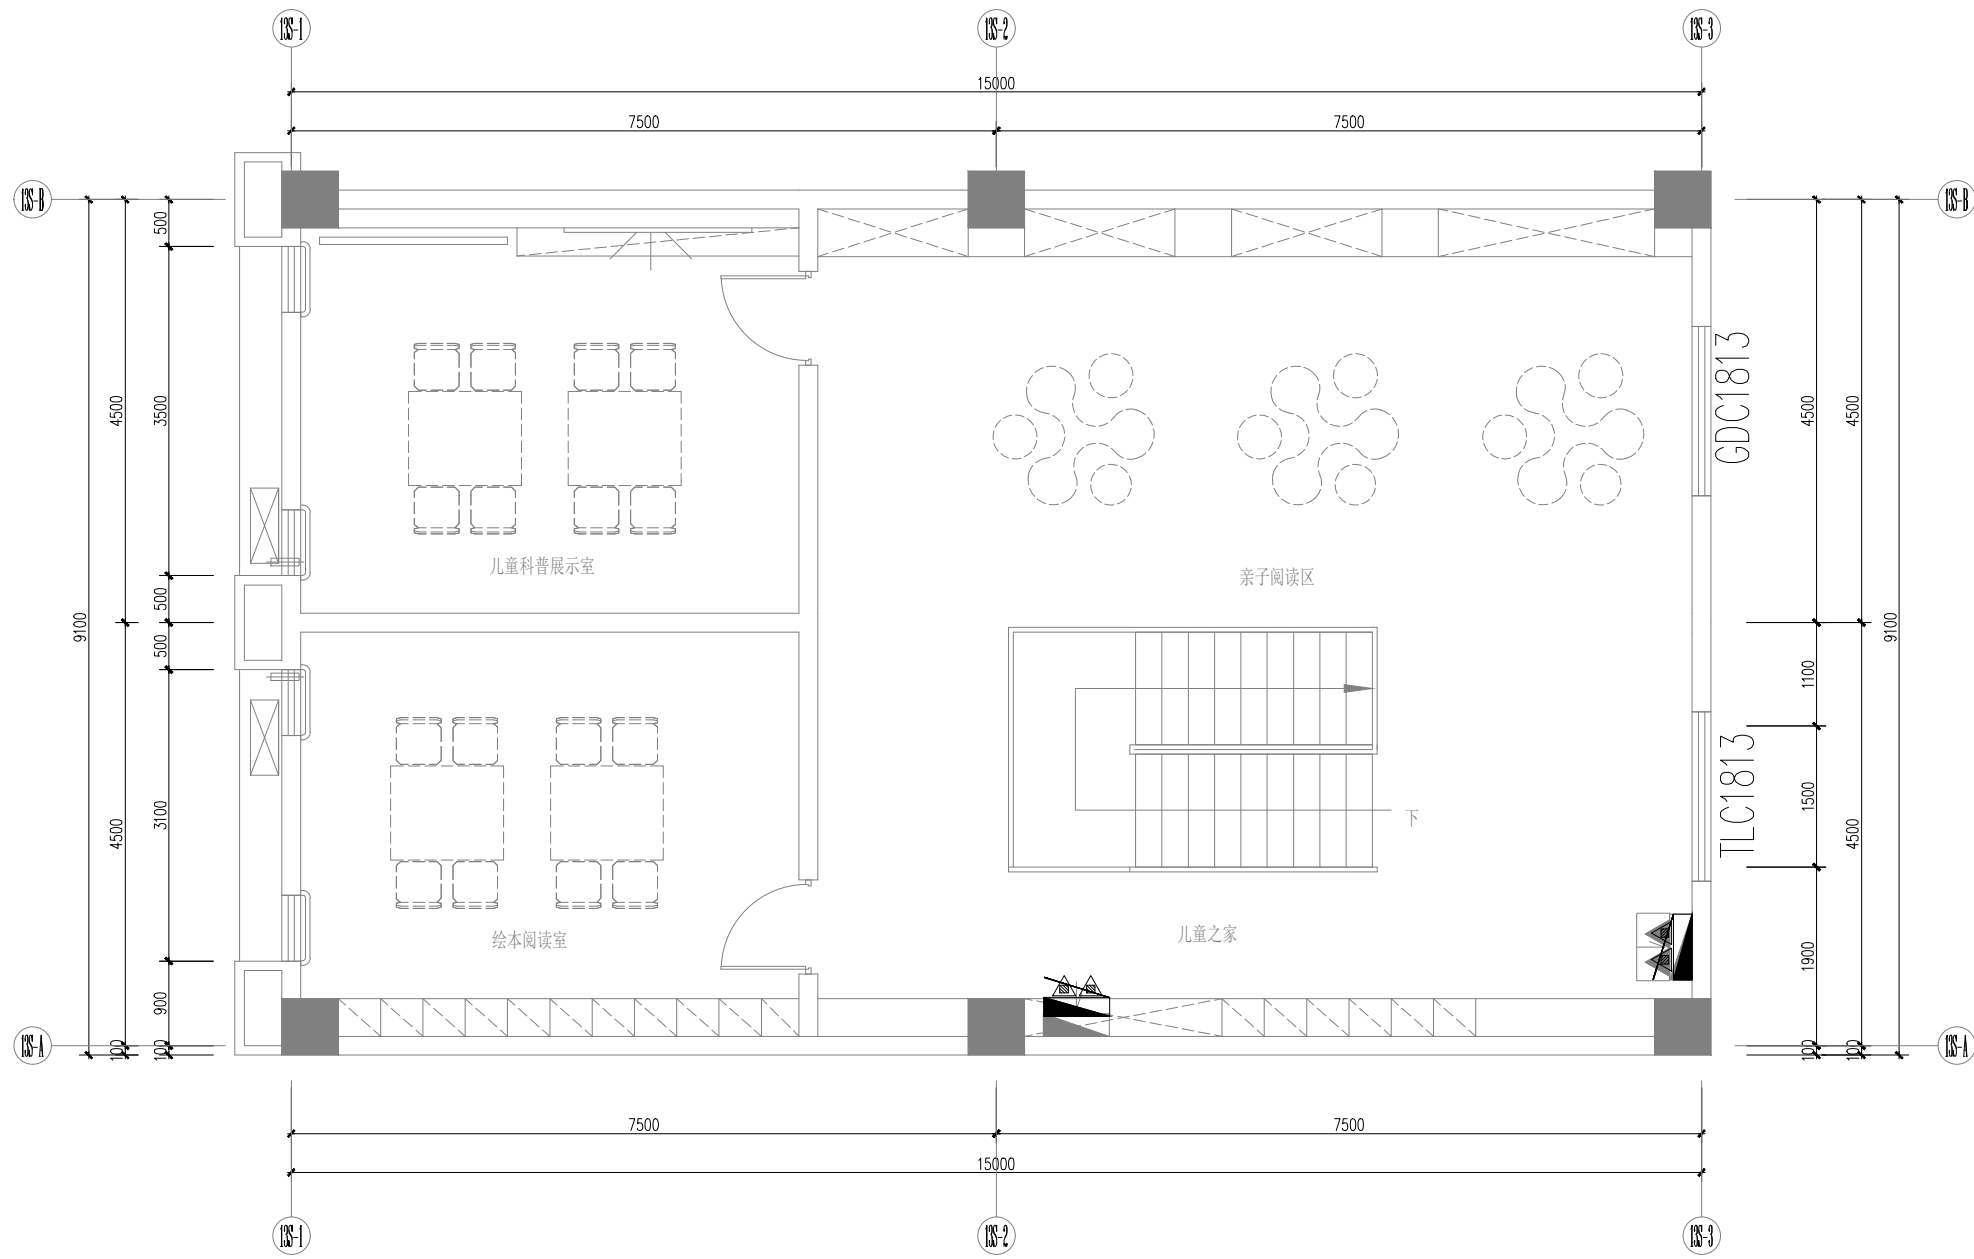

儿童之家二层给排水及消防平面图 1:50

空调采用分体式

设计单位



杭州园林景观设计有限公司
— Since 1989 —

— 风景园林工程设计专项甲级 —
— 设计证书编号: A233006582 —

— 道路工程桥梁工程专业乙级 —
— 设计证书编号: A233006582 —

— 建 筑 工 程 专 业 乙 级 —
— 设计证书编号: A233006582 —

建设单位

工程名称

平阳县昆阳镇城东
环境改造提升工程（未来社区）

工程编号			
子 项			
类 别	实 名	签 名	
审 定			
审 核			
工程负责人			
专业负责人			
校 对			
设 计			
绘 图			
会签栏			
建 筑		电 气	
结 构		暖 通	
给排水		弱 电	


图纸名称

儿童之家二层给排水及消防平面图

专业	给排水	设计阶段	初步设计
图号	给排水-02	修改版次	

出图盖章

未盖技术出图章 本图纸无效

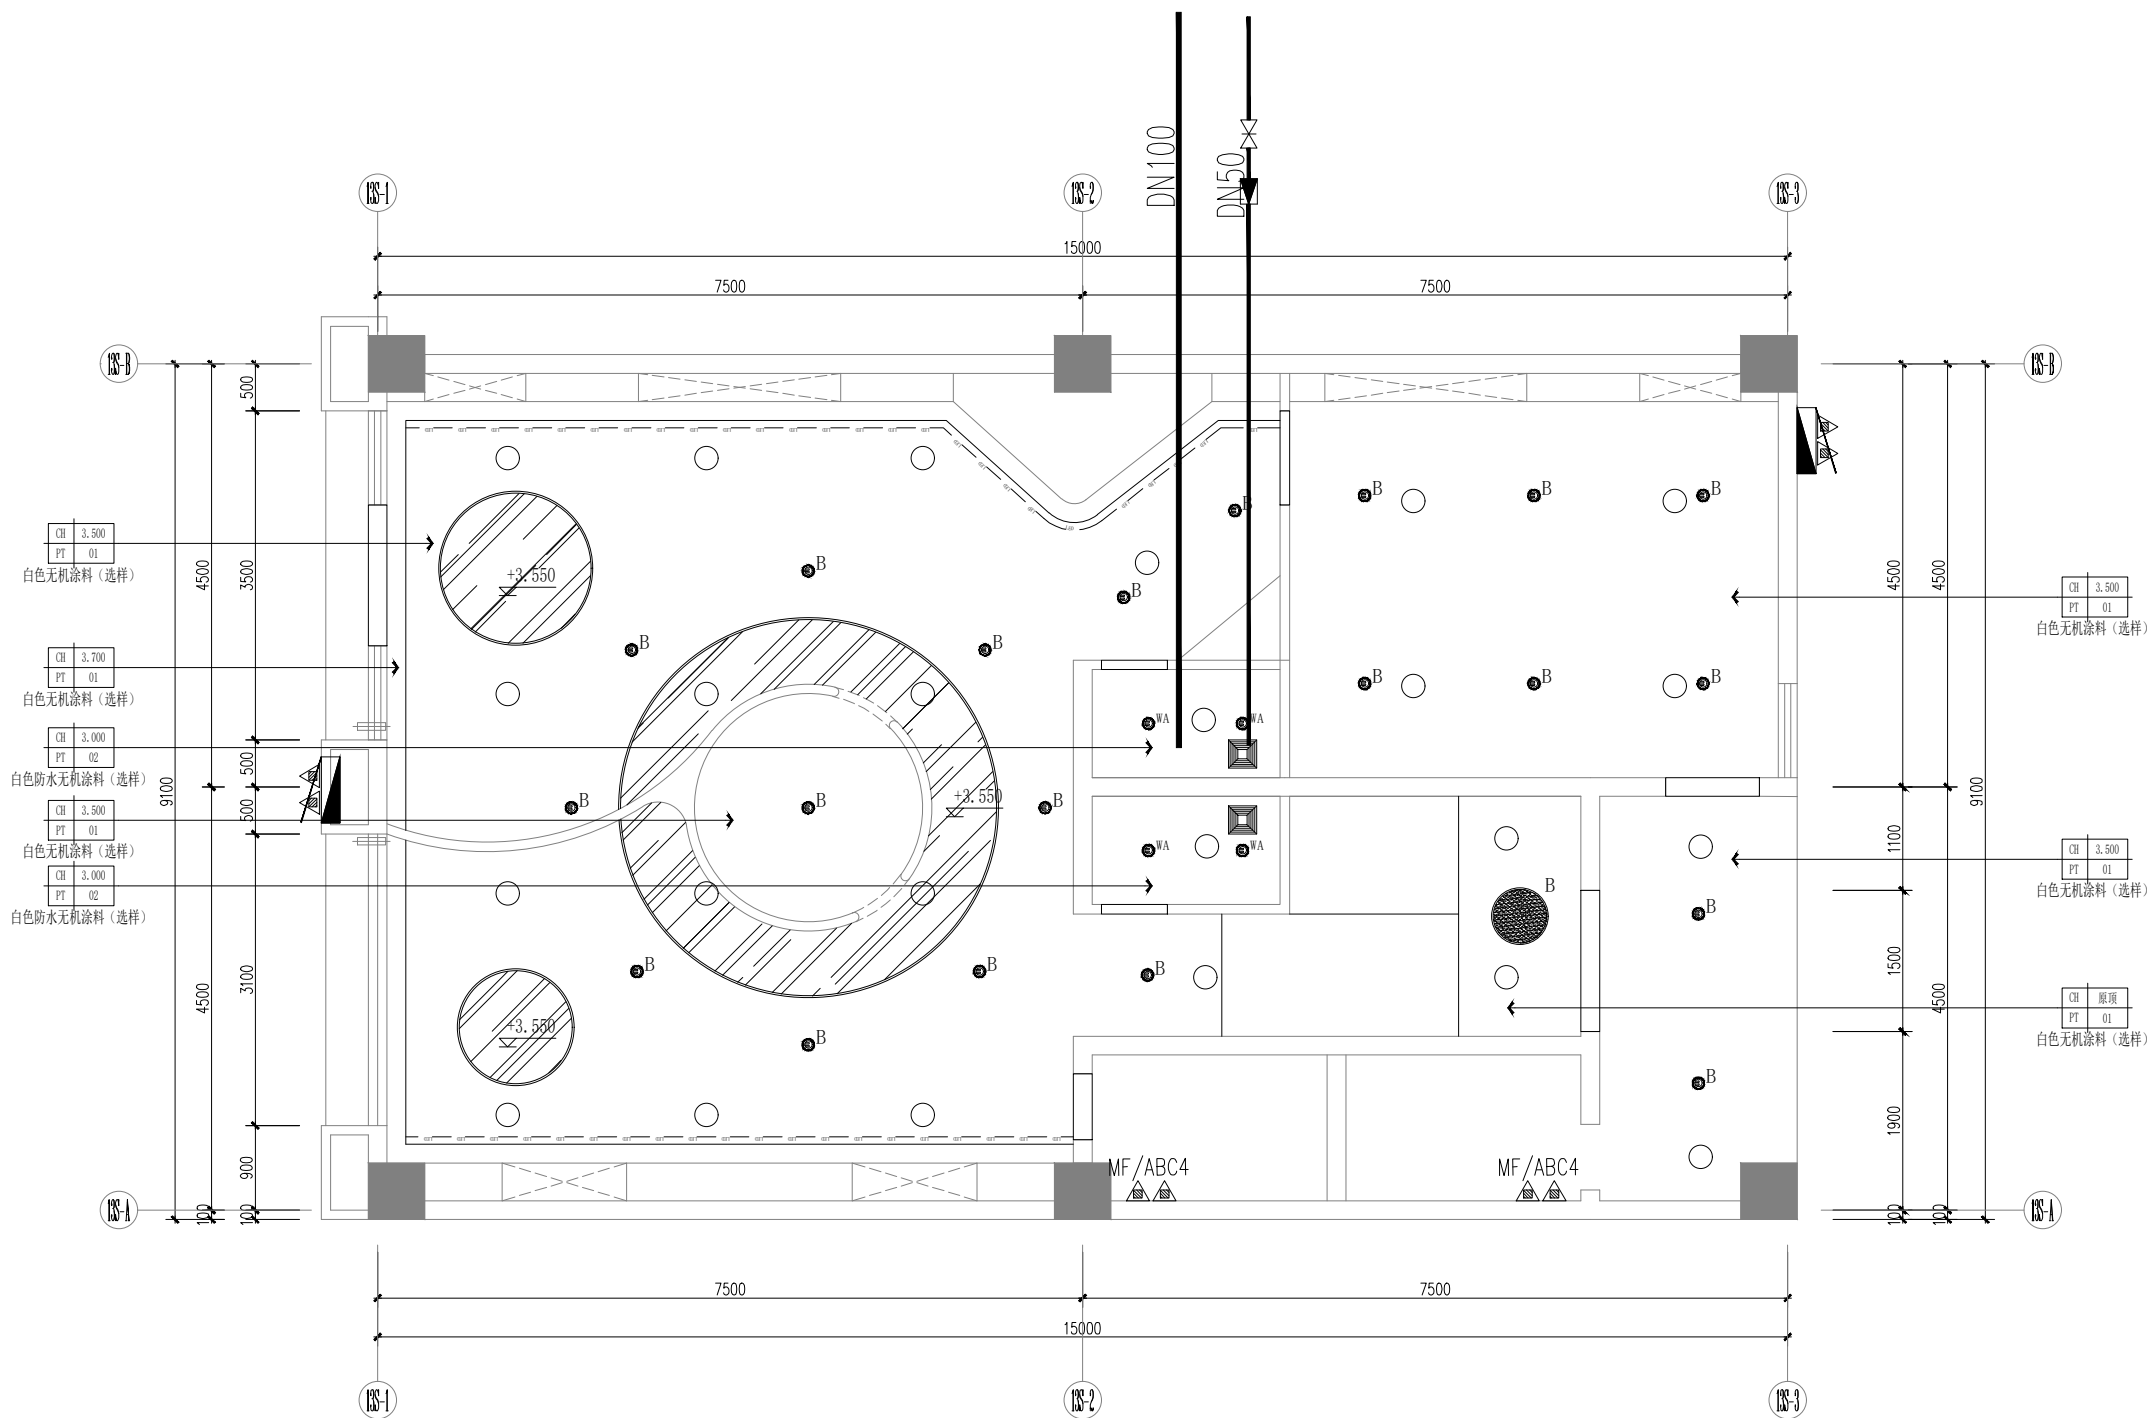

儿童之家一层喷淋平面图 1:50

设计单位



杭州园林景观设计有限公司
— Since 1989 —

— 风景园林工程设计专项甲级 —
— 设计证书编号: A233006582 —

— 道路工程桥梁工程专业乙级 —
— 设计证书编号: A233006582 —

— 建 筑 工 程 专 业 乙 级 —
— 设计证书编号: A233006582 —

建设单位

工程名称

平阳县昆阳镇城东
环境改造提升工程（未来社区）

工程编号		
子 项		
类 别	实 名	签 名
审 定		
审 核		
工程负责人		
专业负责人		
校 对		
设 计		
绘 图		
会签栏		
建 筑		电 气
结 构		暖 通
给排水		弱 电


图纸名称

儿童之家一层喷淋平面图

专业	给排水	设计阶段	初步设计
图号	给排水-03	修改版次	


出图盖章

未盖技术出图章 本图纸无效

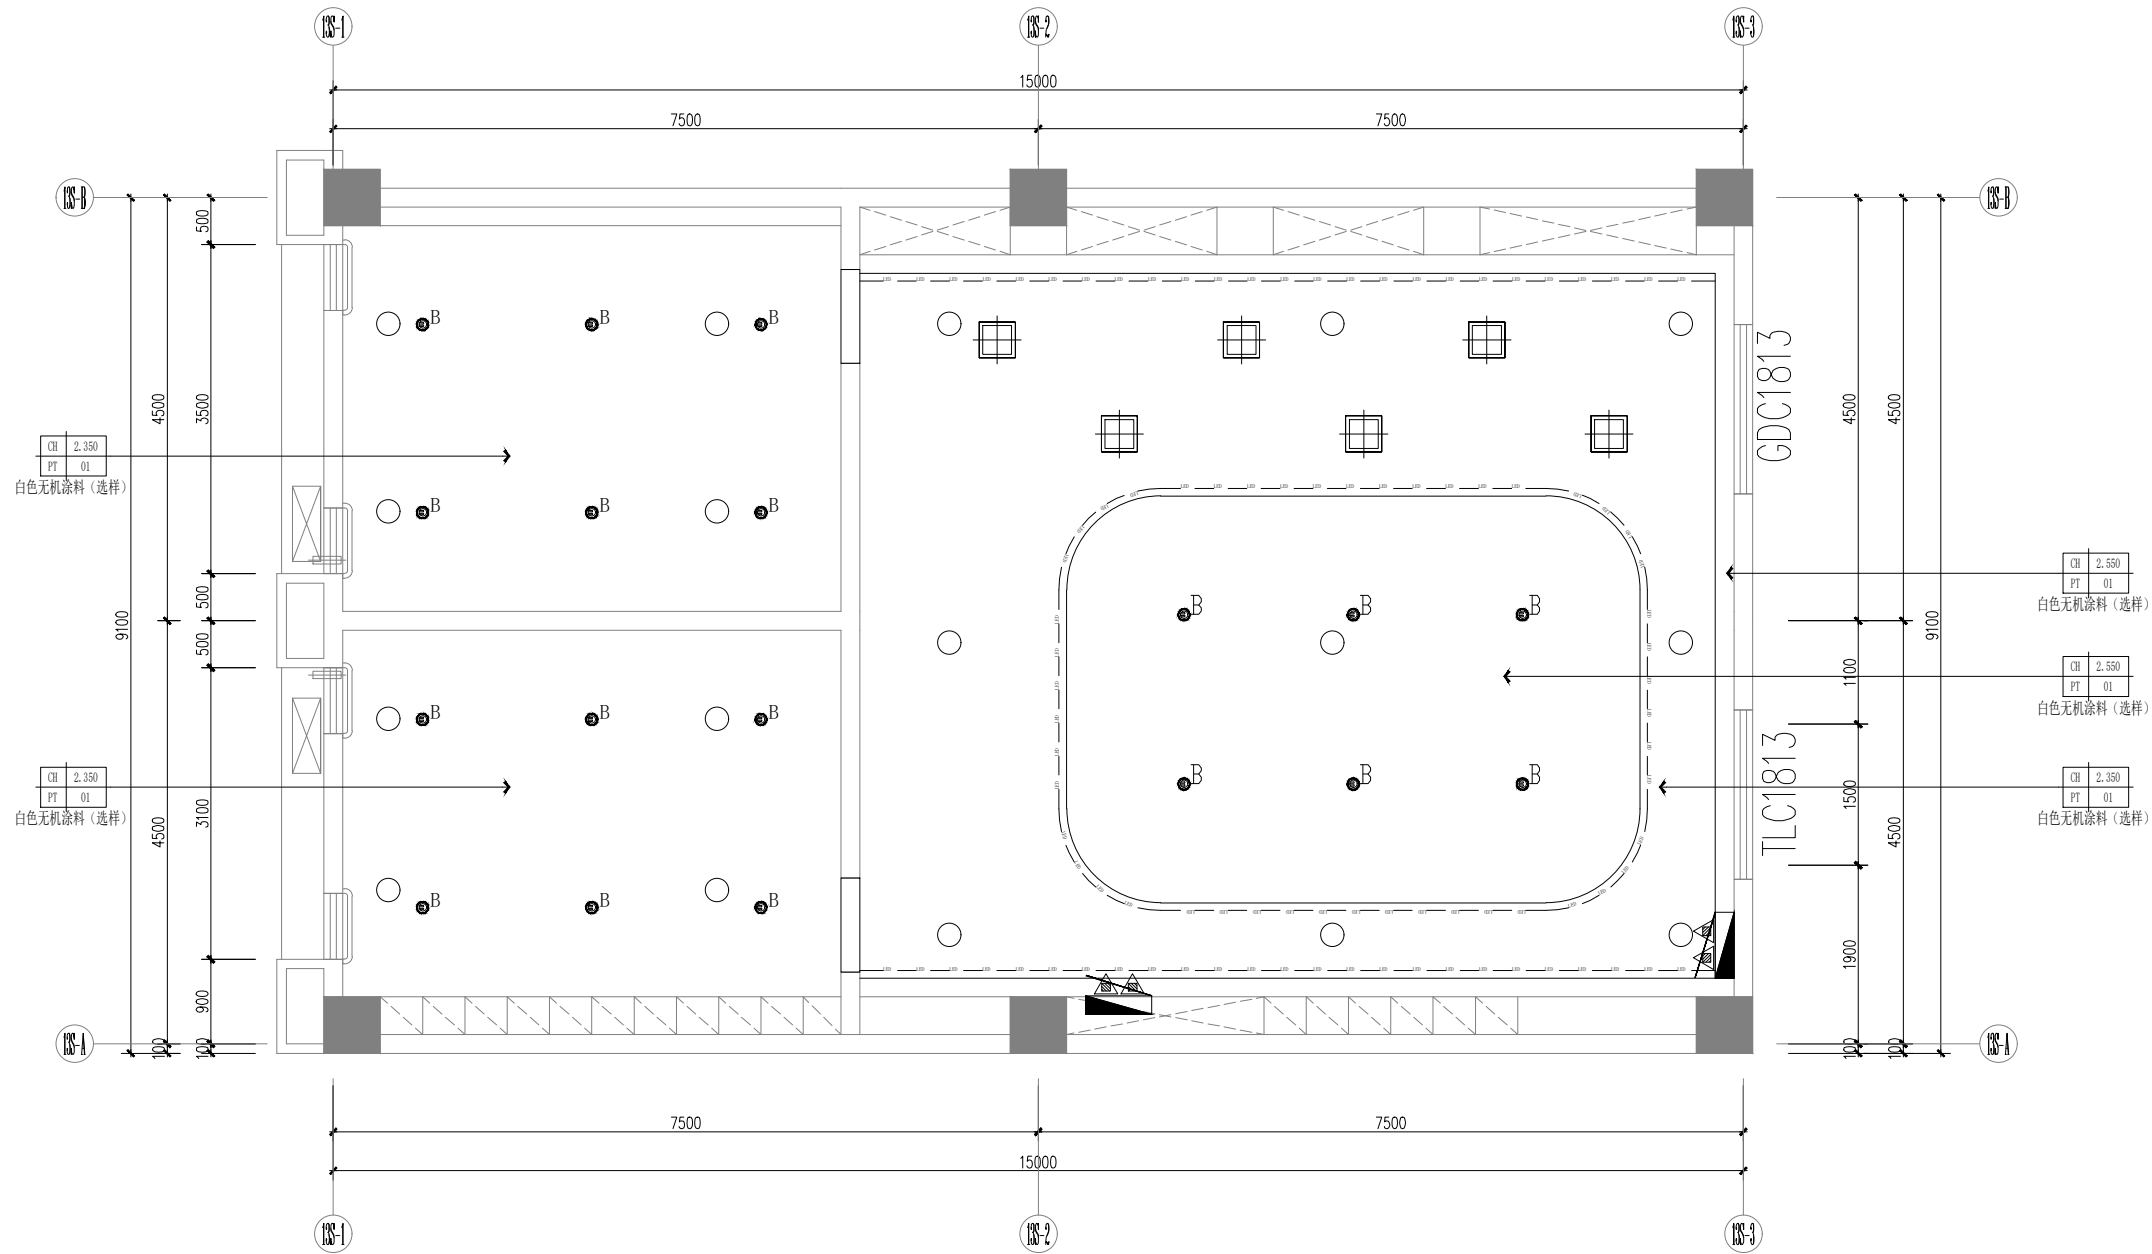

儿童之家二层喷淋平面图 1:50

 设计单位



杭州园林景观设计有限公司
— Since 1989 —

—— 风景园林工程设计专项甲级 ——
设计证书编号: A233006582
—— 道路工程桥梁工程专业乙级 ——
设计证书编号: A233006582
—— 建 筑 工 程 专 业 乙 级 ——
设计证书编号: A233006582

建设单位

工程名称

平阳县昆阳镇城东
环境改造提升工程 (未来社区)

工程编号

子 项

类 别	实 名	签 名
审 定		
审 核		
工程负责人		
专业负责人		
校 对		
设 计		
绘 图		

会签栏

建 筑		电 气	
结 构		暖 通	
给排水		弱 电	


图纸名称

儿童之家二层喷淋平面图

专业	给排水	设计阶段	初步设计
图号	给排水-04	修改版次	


出图盖章

未盖技术出图章 本图纸无效

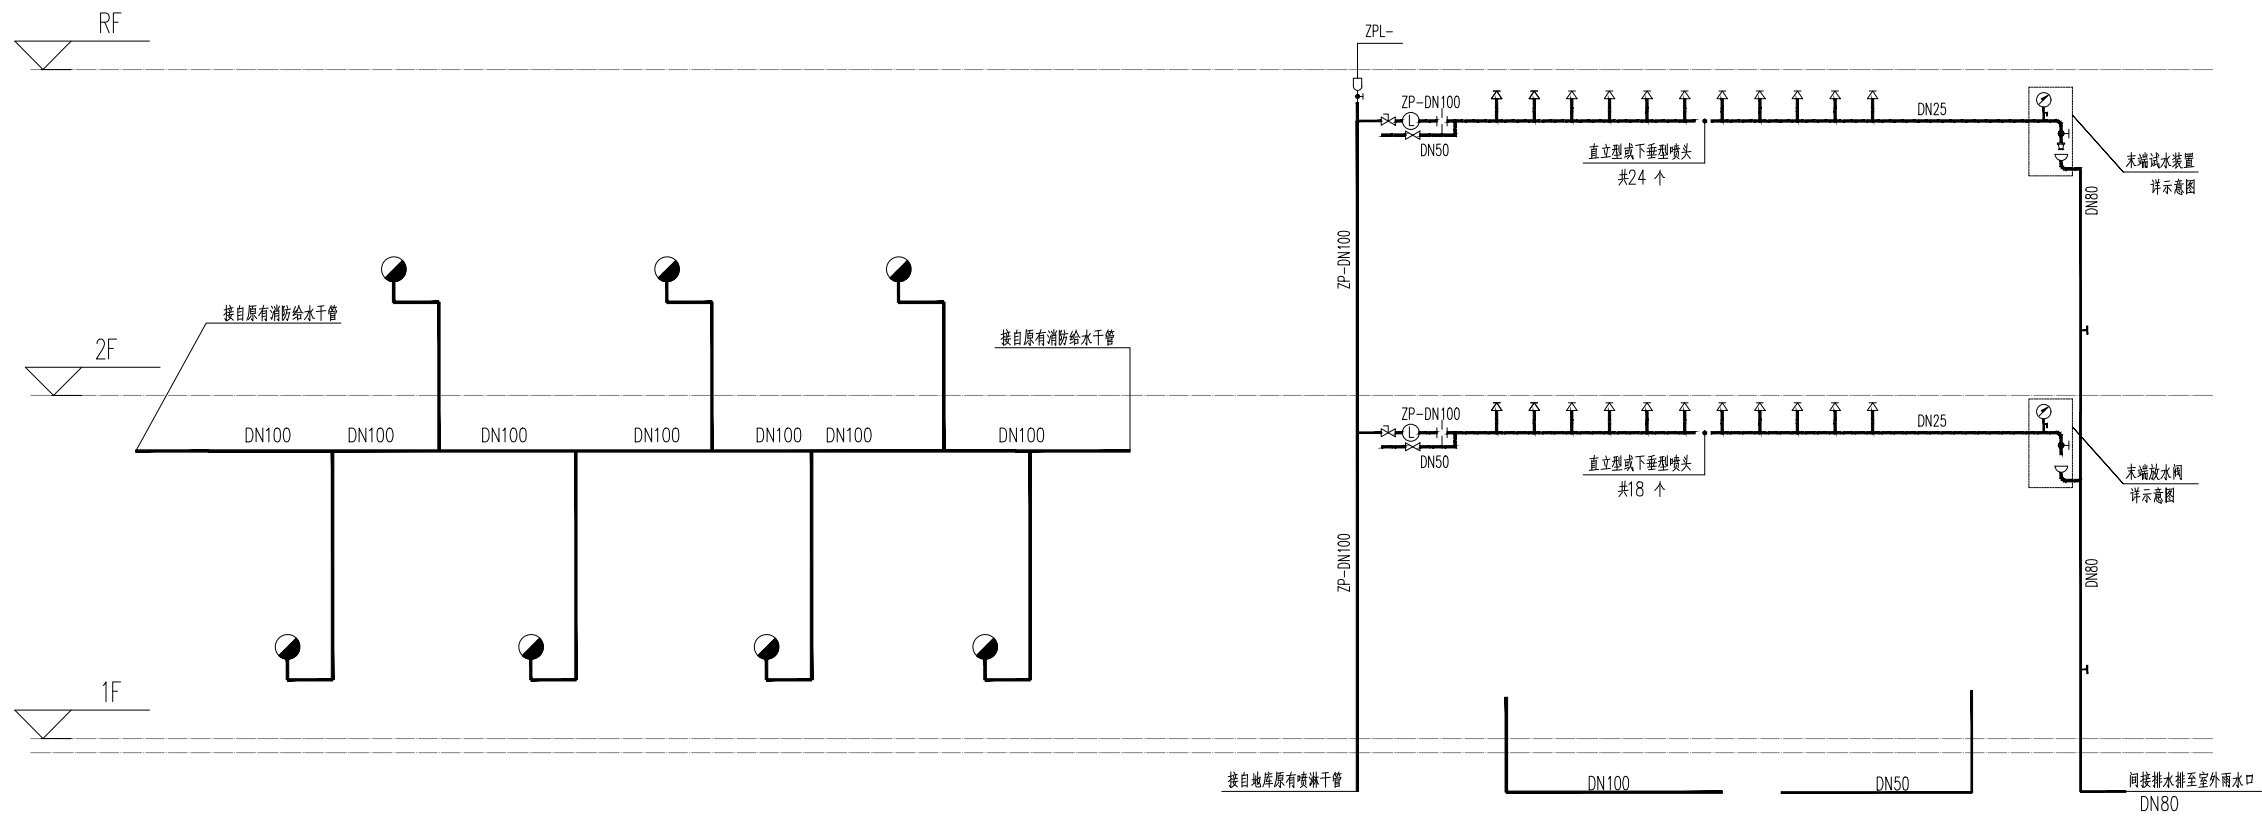

儿童之家给排水及消防原理图

 设计单位



杭州园林景观设计有限公司
— Since 1989 —

— 风景园林工程设计专项甲级 —
设计证书编号: A233006582
— 道路工程桥梁工程专业乙级 —
设计证书编号: A233006582
— 建 筑 工 程 专 业 乙 级 —
设计证书编号: A233006582

建设单位

工程名称

平阳县昆阳镇城东
环境改造提升工程（未来社区）

工程编号

子 项

类 别

实 名

签 名

审 定

审 核

工程负责人

专业负责人

校 对

设 计

绘 图

会签栏

建 筑

电 气

结 构

暖 通

给排水

弱 电

图纸名称

儿童之家给排水及消防原理图

专业

给排水

设计阶段

初步设计


图号

给排水-05

修改版次

出图盖章


未盖技术出图章 本图纸无效

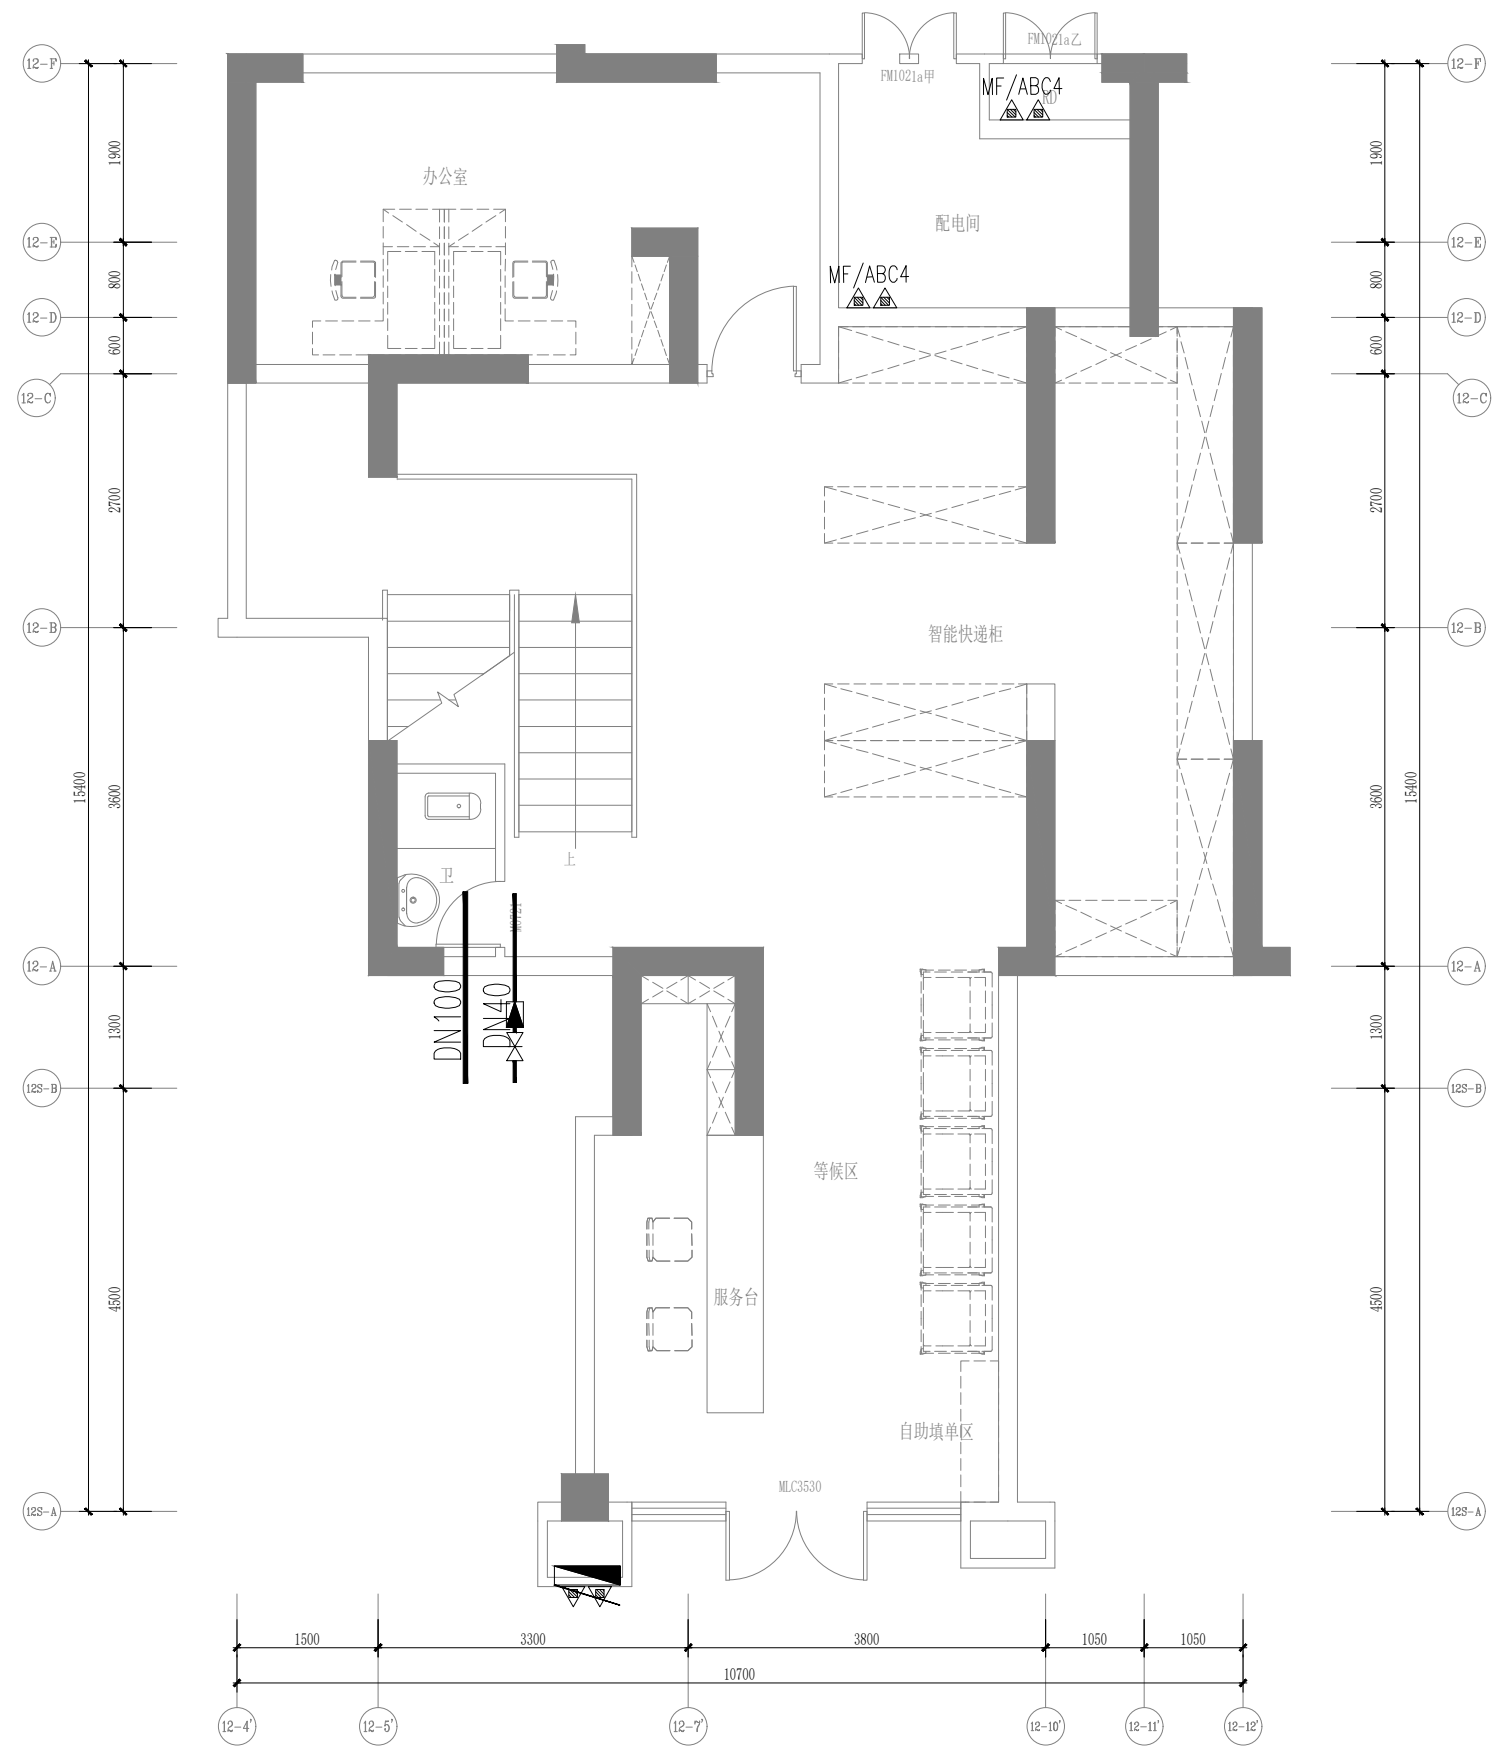

快递能量站一层给排水及消防平面图 1:50

空调采用分体式

 设计单位



杭州园林景观设计有限公司
— Since 1989 —

— 风景园林工程设计专项甲级 —
设计证书编号: A233006582

— 道路工程桥梁工程专业乙级 —
设计证书编号: A233006582

— 建 筑 工 程 专 业 乙 级 —
设计证书编号: A233006582

建设单位

工程名称

平阳县昆阳镇城东
环境改造提升工程（未来社区）

工程编号			
子 项			
类 别	实 名	签 名	
审 定			
审 核			
工程负责人			
专业负责人			
校 对			
设 计			
绘 图			
会签栏			
建 筑		电 气	
结 构		暖 通	
给排水		弱 电	


图纸名称

快递能量站一层给排水及消防平面图

专业	给排水	设计阶段	初步设计
图号	给排水-06	修改版次	

出图盖章

未盖技术出图章 本图纸无效

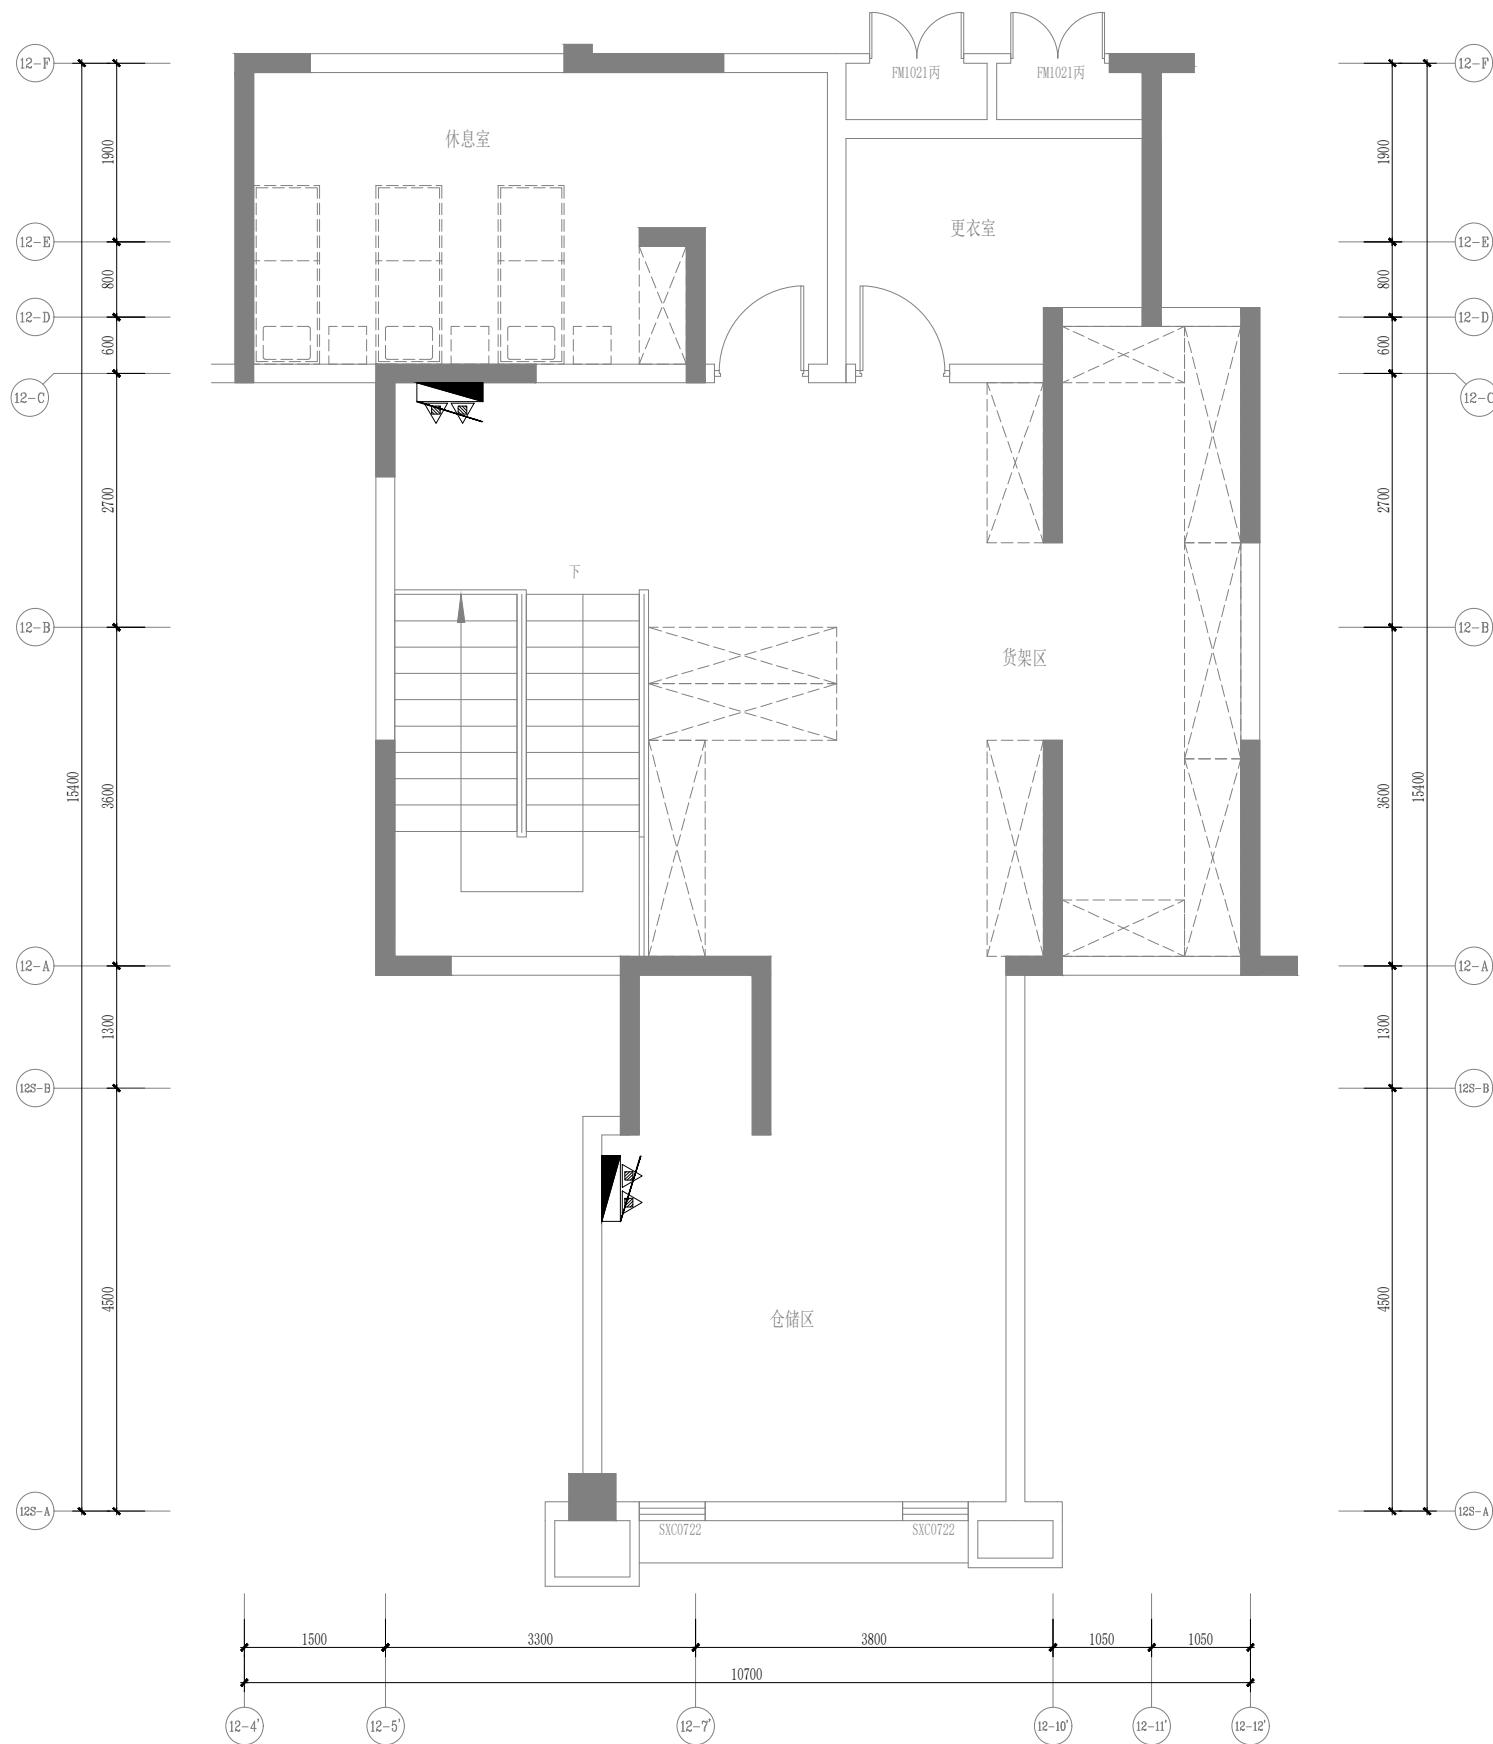

快递能量站二层给排水及消防平面图 1:50

空调采用分体式

设计单位



杭州园林景观设计有限公司
— Since 1989 —

— 风景园林工程设计专项甲级 —
— 设计证书编号: A233006582 —
— 道路工程桥梁工程专业乙级 —
— 设计证书编号: A233006582 —
— 建 筑 工 程 专 业 乙 级 —
— 设计证书编号: A233006582 —

建设单位

工程名称

平阳县昆阳镇城东
环境改造提升工程（未来社区）

工程编号			
子 项			
类 别	实 名	签 名	
审 定			
审 核			
工程负责人			
专业负责人			
校 对			
设 计			
绘 图			
会签栏			
建 筑		电 气	
结 构		暖 通	
给排水		弱 电	


图纸名称

快递能量站二层给排水及消防平面图


专业	给排水	设计阶段	初步设计
图号	给排水-07	修改版次	


出图盖章

未盖技术出图章 本图纸无效

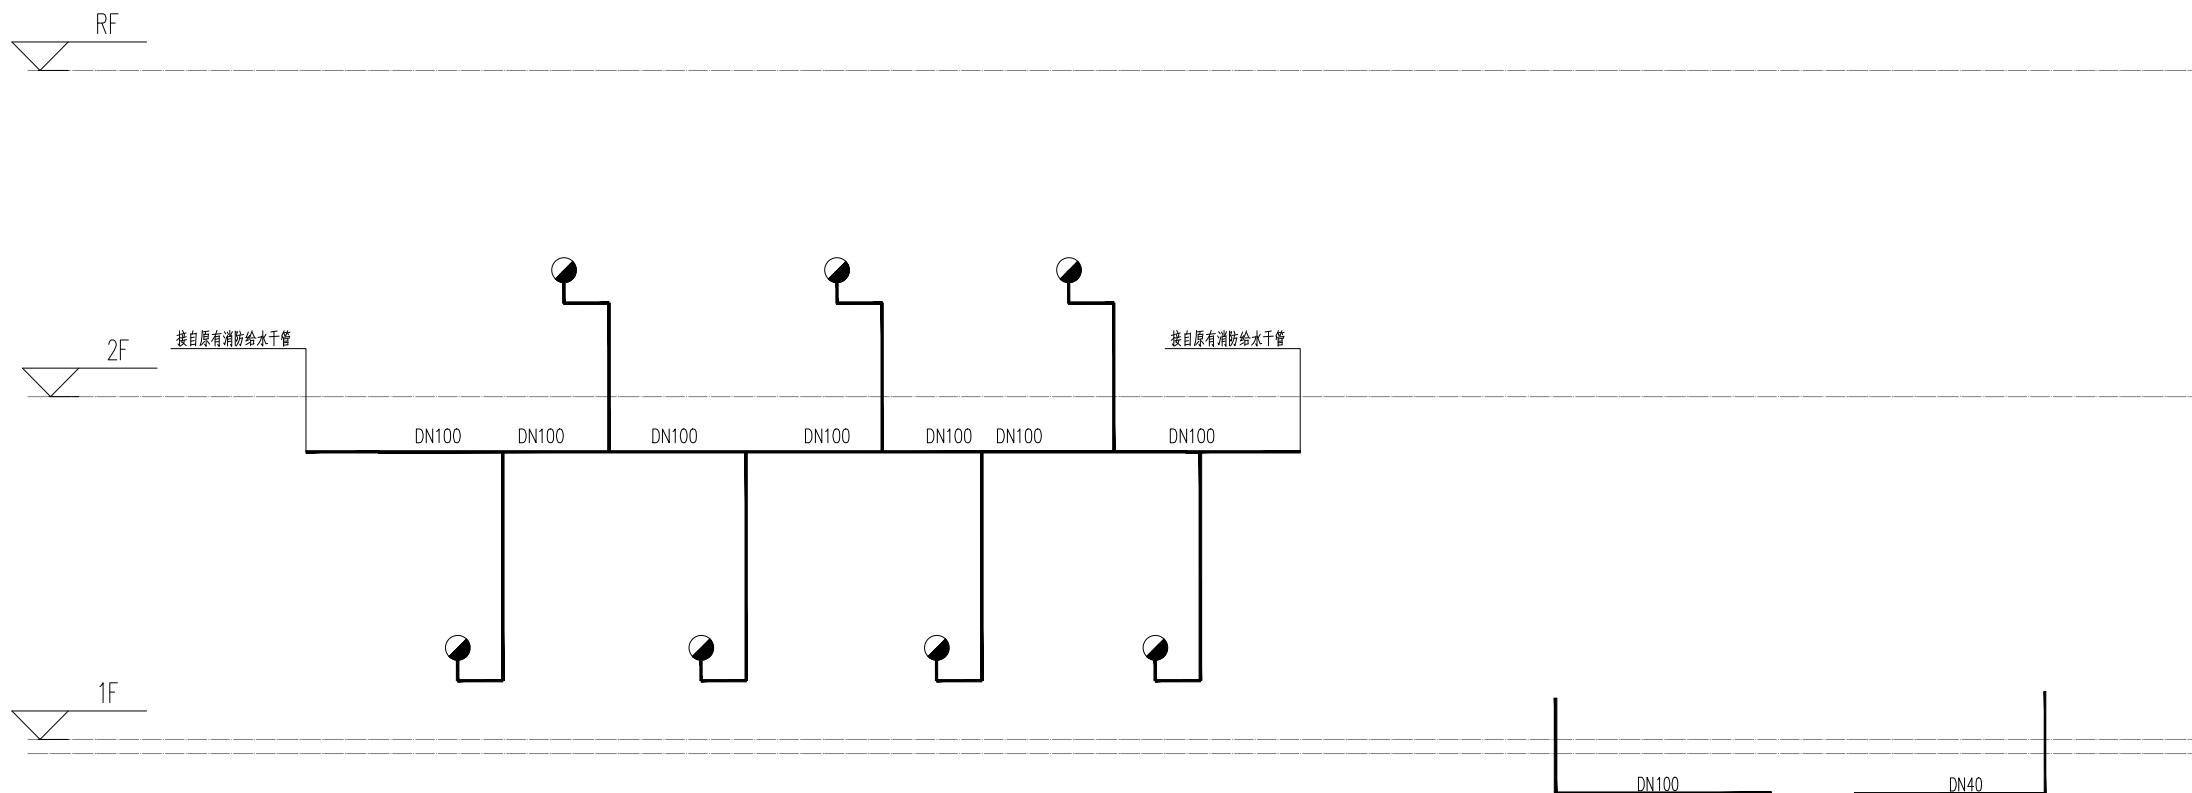

快递能量站给排水及消防原理图

 设计单位			
 杭州园林景观设计有限公司 — Since 1989 — — 风景园林工程设计专项甲级 — 设计证书编号: A233006582 — 道路工程桥梁工程专业乙级 — 设计证书编号: A233006582 — 建 筑 工 程 专 业 乙 级 — 设计证书编号: A233006582			
建设单位			
工程名称			
平阳县昆阳镇城东 环境改造提升工程（未来社区）			
工程编号			
子 项			
类 别	实 名	签 名	
审 定			
审 核			
工程负责人			
专业负责人			
校 对			
设 计			
绘 图			
会签栏			
建 筑		电 气	
结 构		暖 通	
给排水		弱 电	
图纸名称			
快递能量站给排水及消防原理图			
专业	给排水	设计阶段	初步设计
图号	给排水-08	修改版次	
出图盖章			
未盖技术出图章 本图纸无效			

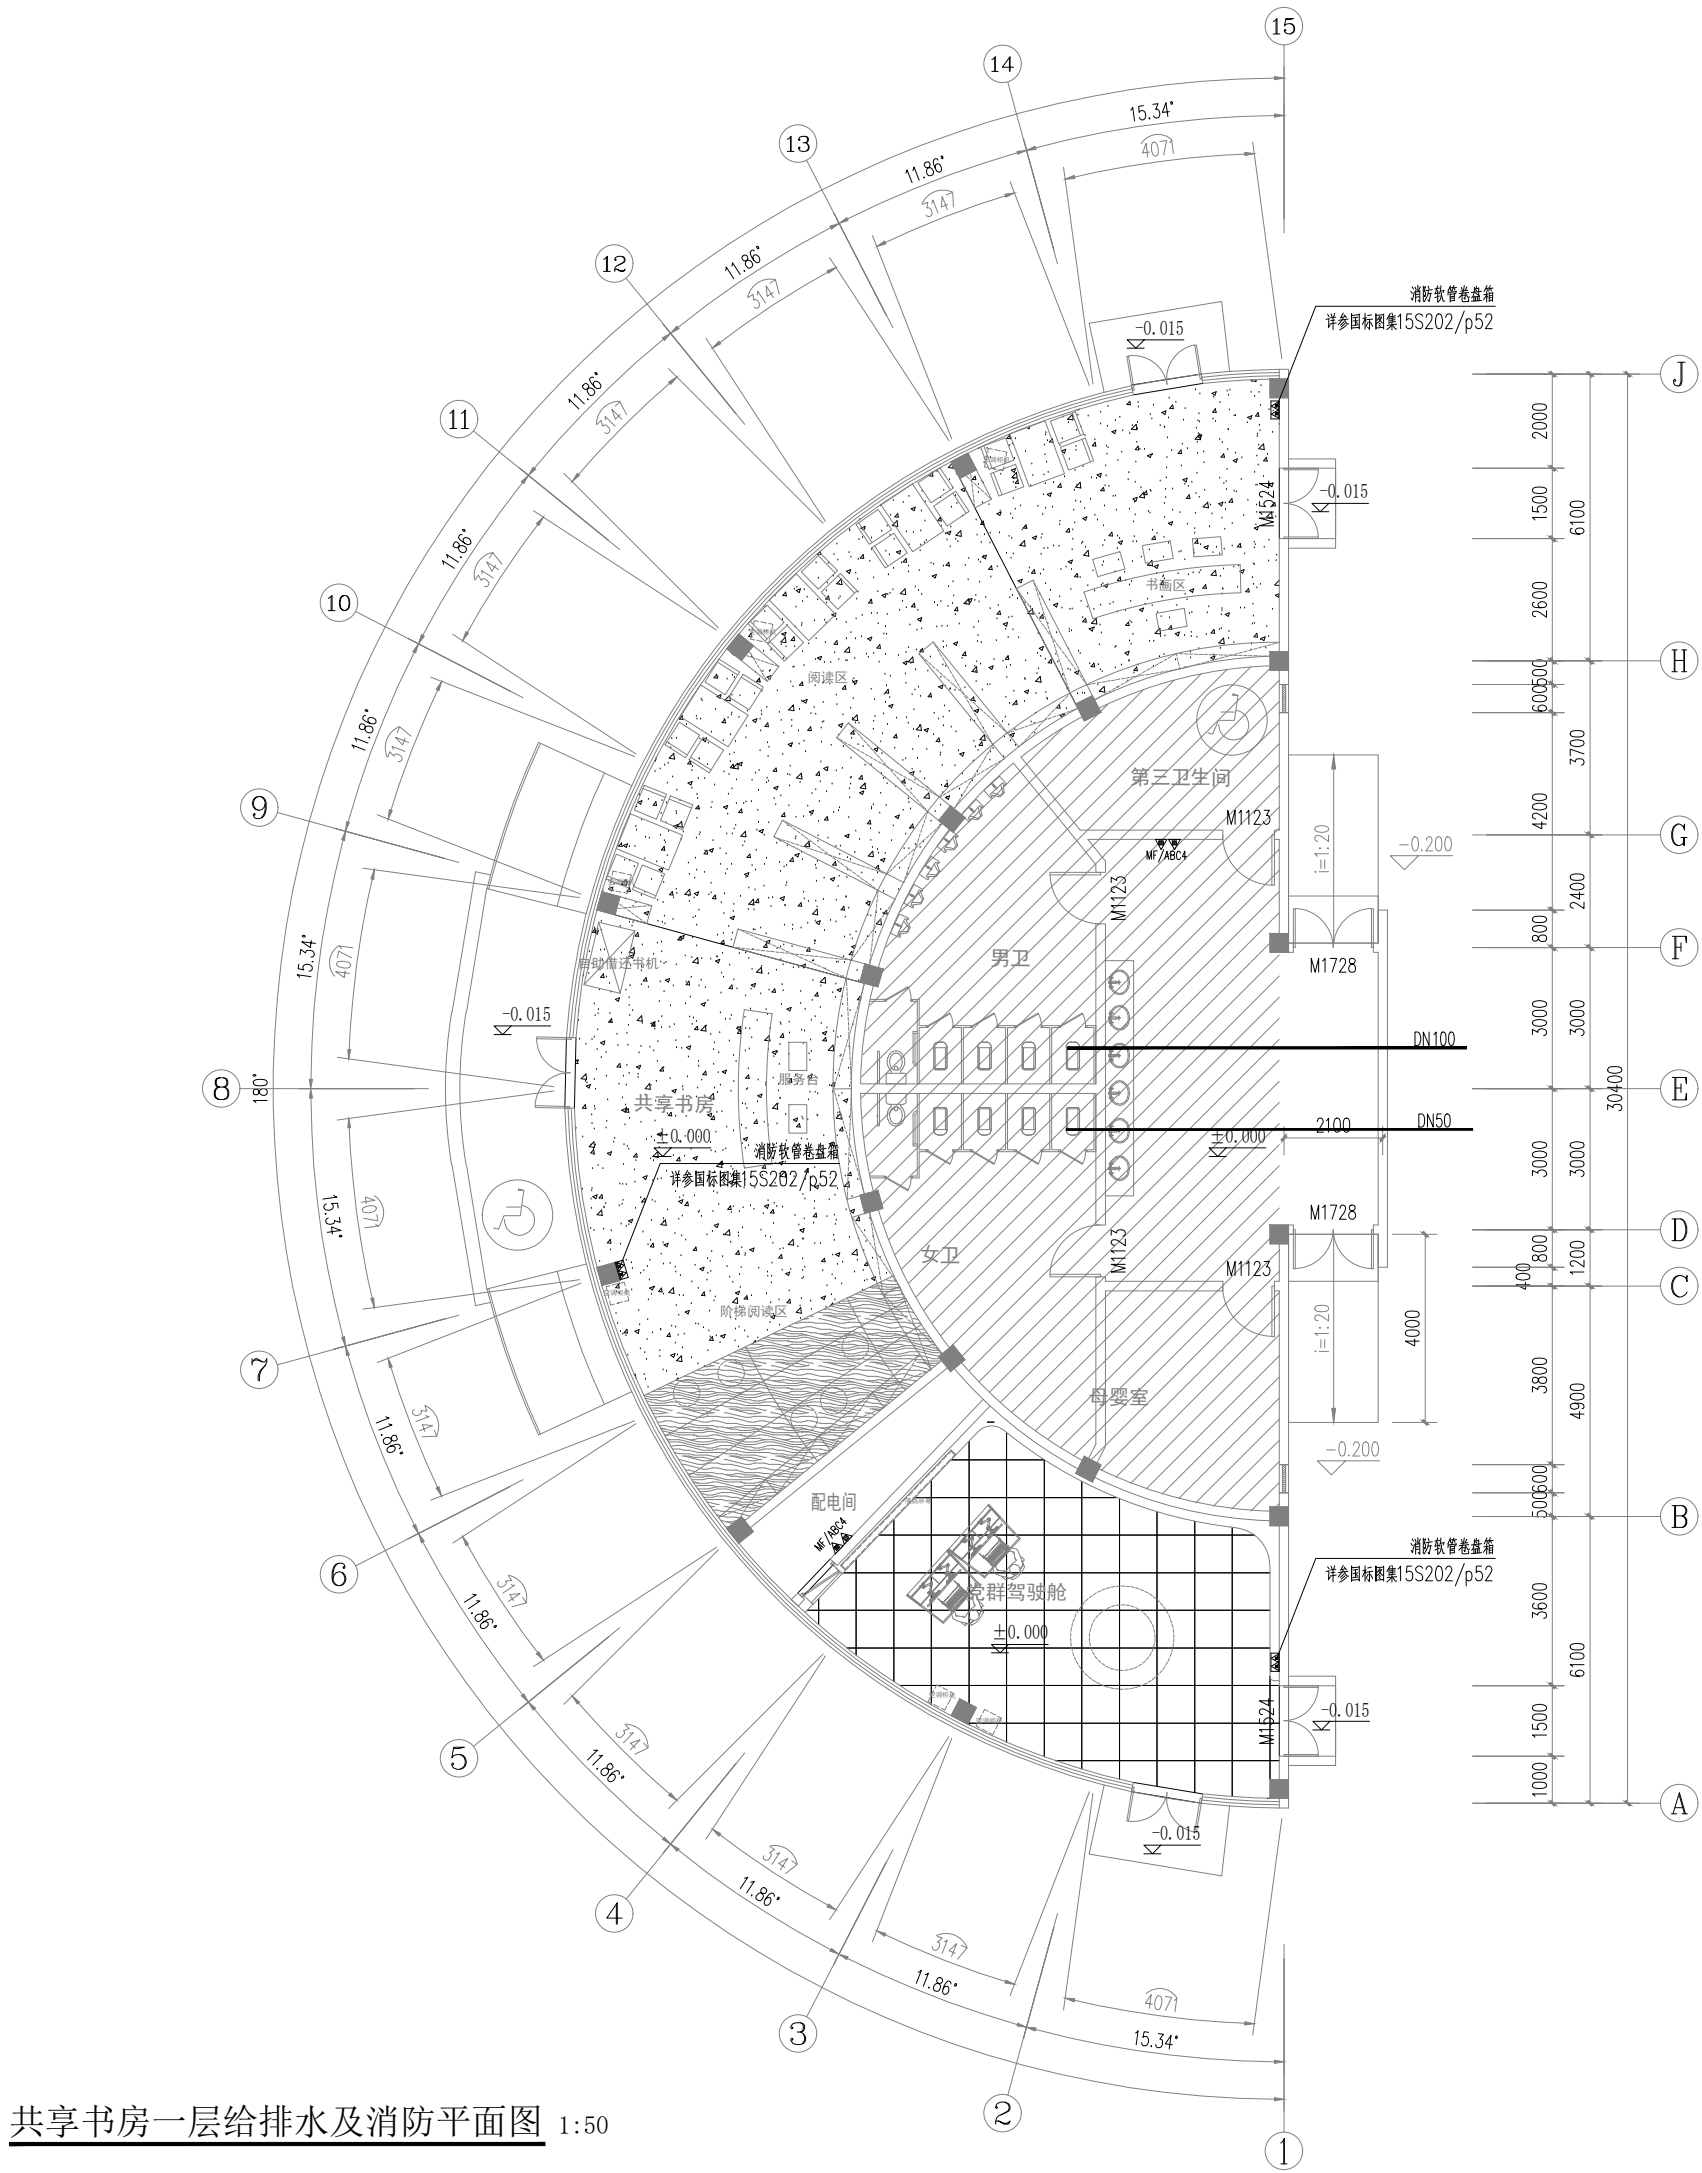

共享书房一层给排水及消防平面图 1:50

设计单位



苏州润泽环境设计有限公司
— Since 1989 —

— 风景园林工程设计专项甲级 —
— 设计证书编号: A23000582 —
— 道路工程勘察工程专业乙级 —
— 设计证书编号: A23000582 —
— 建筑工程专业乙级 —
— 设计证书编号: A23000582 —

建设单位

工程名称

平阳县昆阳镇城东
环境改造提升工程(未来社区)

工程编号		
子项	实 名	签 名
类 别		
审 定		
审 核		
工程负责人		
专业负责人		
校 对		
设 计		
绘 图		
会签栏		
建 筑	电 气	
结 构	暖 通	
给排水	弱 电	

图纸名称

共享书房一层给排水及消防平面图

专业	给排水	设计阶段	初步设计
图号	给排水-09	修改版次	

出图盖章

RF

2F


1F

DN100

DN50

共享书房给排水及消防原理图

 设计单位



杭州园林景观设计有限公司
— Since 1989 —

— 风景园林工程设计专项甲级 —
设计证书编号: A233006582
— 道路工程桥梁工程专业乙级 —
设计证书编号: A233006582
— 建 筑 工 程 专 业 乙 级 —
设计证书编号: A233006582

建设单位

工程名称

平阳县昆阳镇城东
环境改造提升工程（未来社区）

工程编号

子 项

类 别

实 名

签 名

审 定

审 核

工程负责人

专业负责人

校 对

设 计

绘 图

会签栏

建 筑

电 气

结 构

暖 通

给排水

弱 电

图纸名称

共享书房给排水及消防原理图

专业

给排水

设计阶段

初步设计

图号

给排水-10

修改版次

出图盖章

未盖技术出图章 本图纸无效

设计单位



昆明彦彦设计有限公司
— Since 1989 —

— 风景园林工程设计专项甲级 —
— 设计证书编号: A23000582 —
— 道路工程专项工程专业乙级 —
— 设计证书编号: A23000582 —
— 建筑工程专业乙级 —
— 设计证书编号: A23000582 —

建设单位

工程名称

平阳县昆阳镇城东
环境改造提升工程(未来社区)

工程编号

子项

类别

审定

审核

工程负责人

专业负责人

校对

设计

绘图

会签栏

建筑

结构

给排水

图纸名称

幸福集市一层给排水及消防平面图

专业

图号

给排水-11

设计阶段

修改版次


初步设计

施工图

出图盖章

未盖技术出图章 本图纸无效

A3 420X297

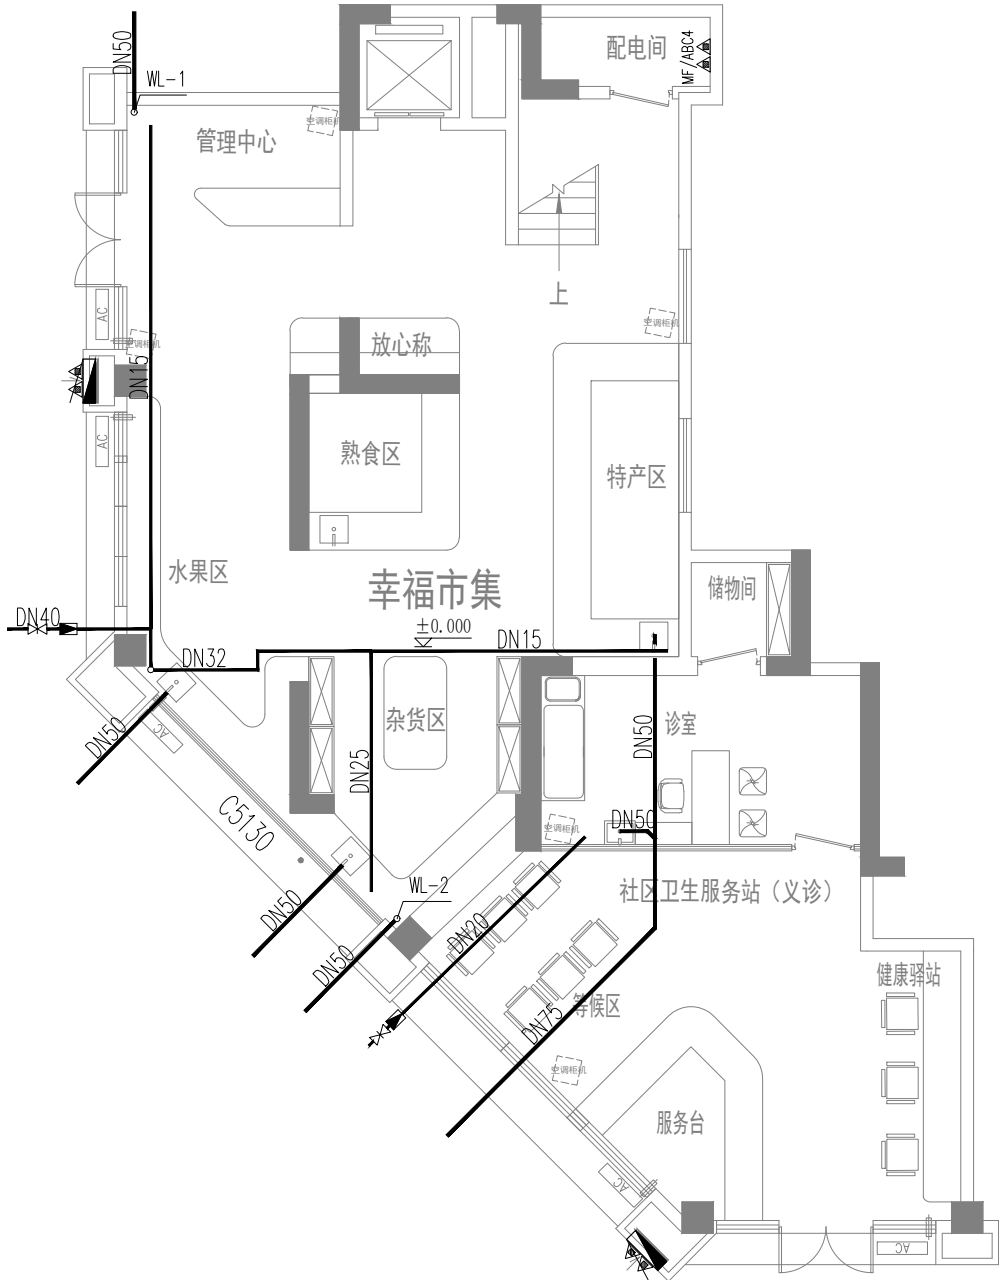

幸福集市一层给排水及消防平面图 1:50

设计单位



昆明彦彦设计有限公司

— Since 1989 —

— 风景园林工程设计专项甲级 —
— 设计证书编号: A23006582 —
— 道路工程预算工程专业乙级 —
— 设计证书编号: A23006582 —
— 建筑工程专业乙级 —
— 设计证书编号: A23006582 —

建设单位

工程名称

平阳县昆阳镇城东
环境改造提升工程(未来社区)

工程编号	
------	--

子项	
----	--

类别	实 名	签 名
----	-----	-----

审 定		
-----	--	--

审 核		
-----	--	--

工程负责人		
-------	--	--

专业负责人		
-------	--	--

校 对		
-----	--	--

设 计		
-----	--	--

绘 图		
-----	--	--

会签栏		
-----	--	--

建 筑		电 气
-----	--	-----

结 构		暖 通
-----	--	-----

给排水		弱 电
-----	--	-----

图纸名称


幸福集市二层给排水及消防平面图

专业	给排水	设计阶段	初步设计
图号	给排水-12	修改版次	

出图盖章


未盖技术出图章 本图纸无效

A3 420X297

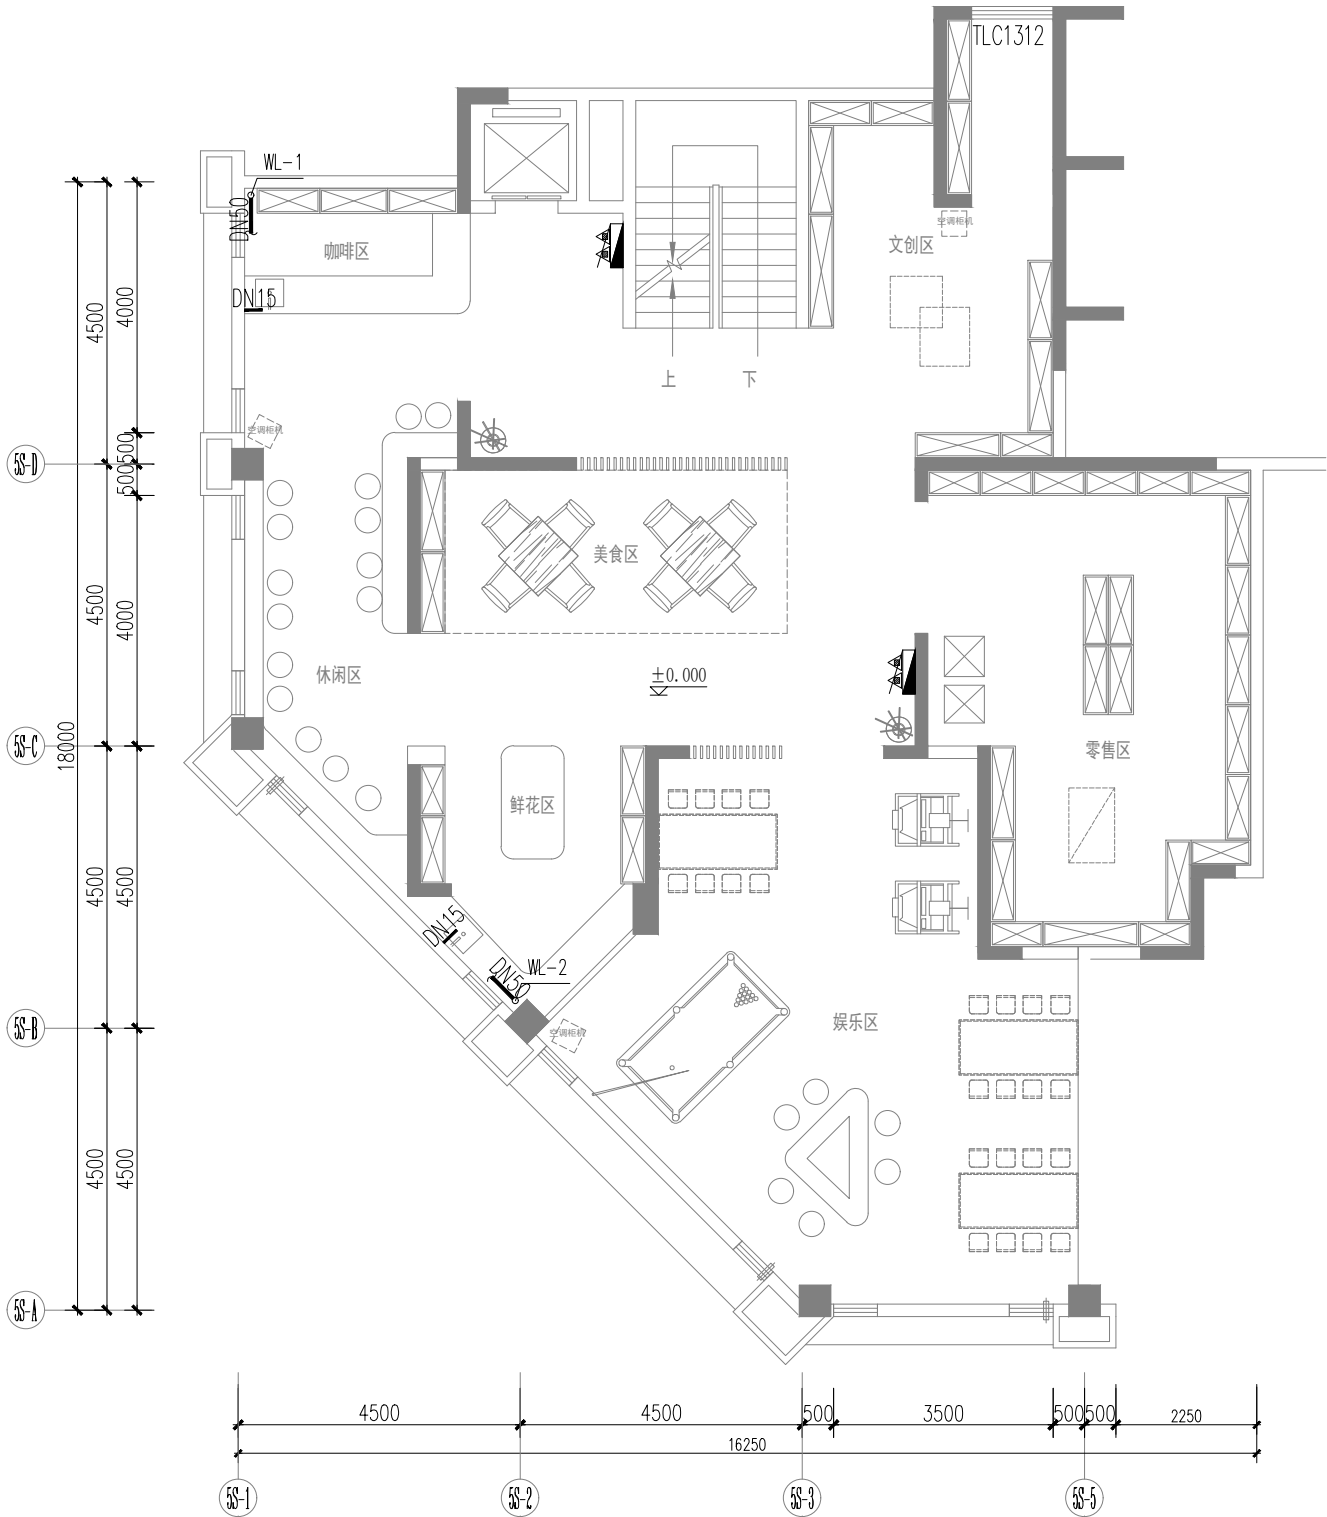


幸福集市二层给排水及消防平面图 1:50



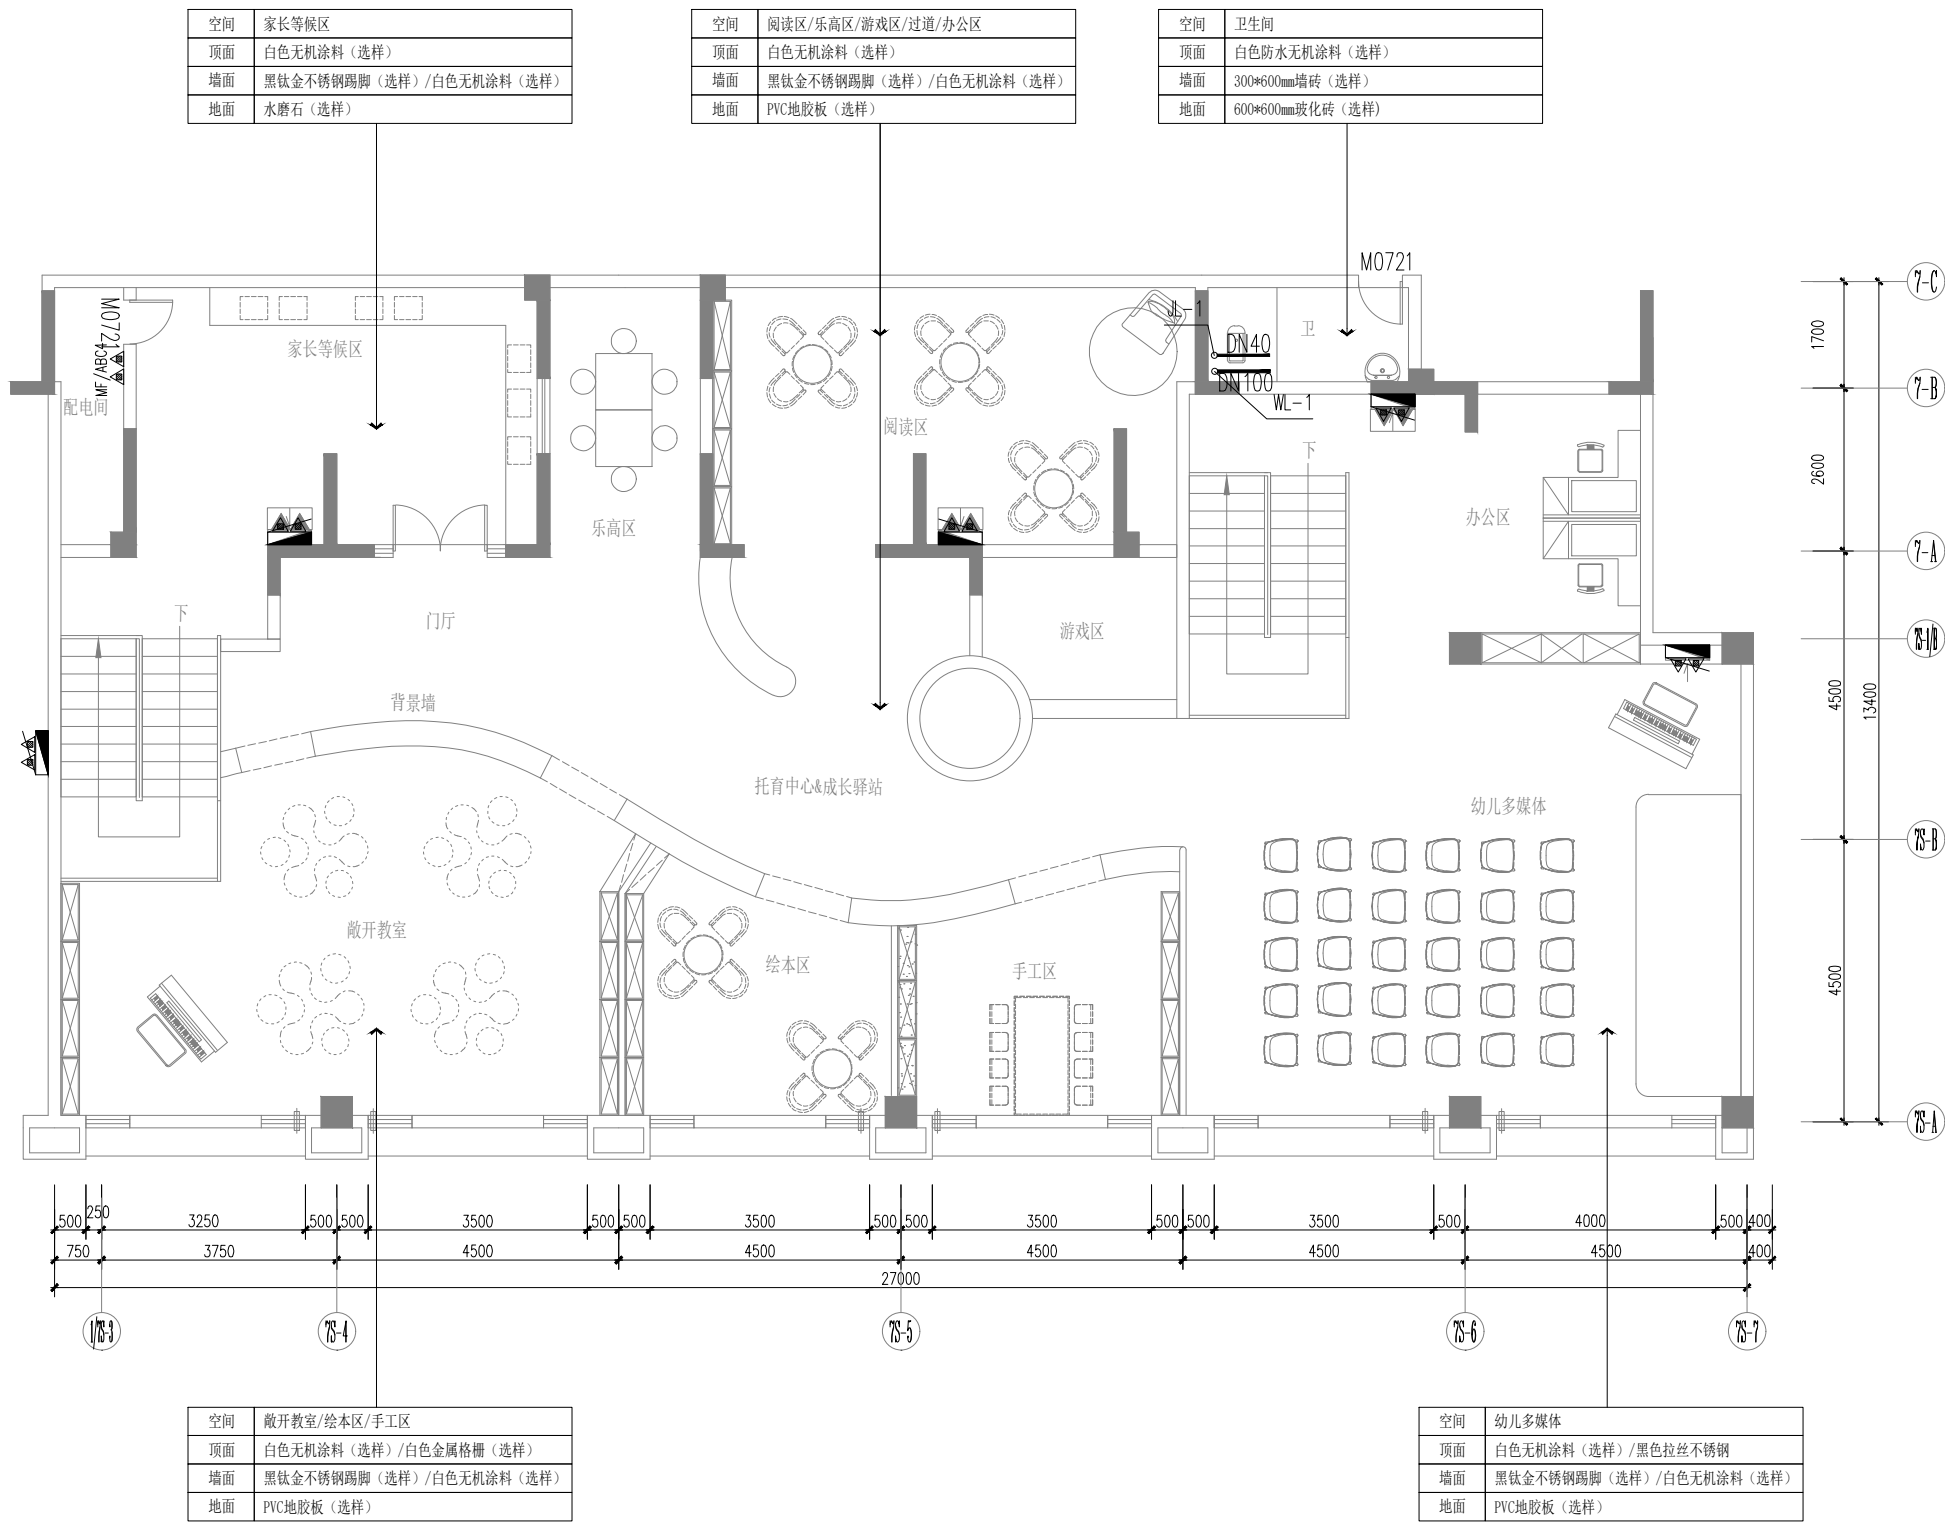

育幼中心二层给排水及消防平面图 1:100

 设计单位



杭州园林景观设计有限公司
— Since 1989 —

— 风景园林工程设计专项甲级 —
设计证书编号: A233006582
— 道路工程桥梁工程专业乙级 —
设计证书编号: A233006582
— 建筑工程专业乙级 —
设计证书编号: A233006582

建设单位

工程名称

平阳县昆阳镇城东
环境改造提升工程（未来社区）

工程编号

子 项

类 别

实 名

签 名

审 定

审 核

工程负责人

专业负责人

校 对

设 计

绘 图

会签栏

建 筑

电 气

结 构

暖 通

给排水

弱 电

图纸名称

育幼中心二层给排水及消防平面图

专业

给排水

设计阶段

初步设计

图号


给排水-15

修改版次

出图盖章


未盖技术出图章 本图纸无效

A3 420X297

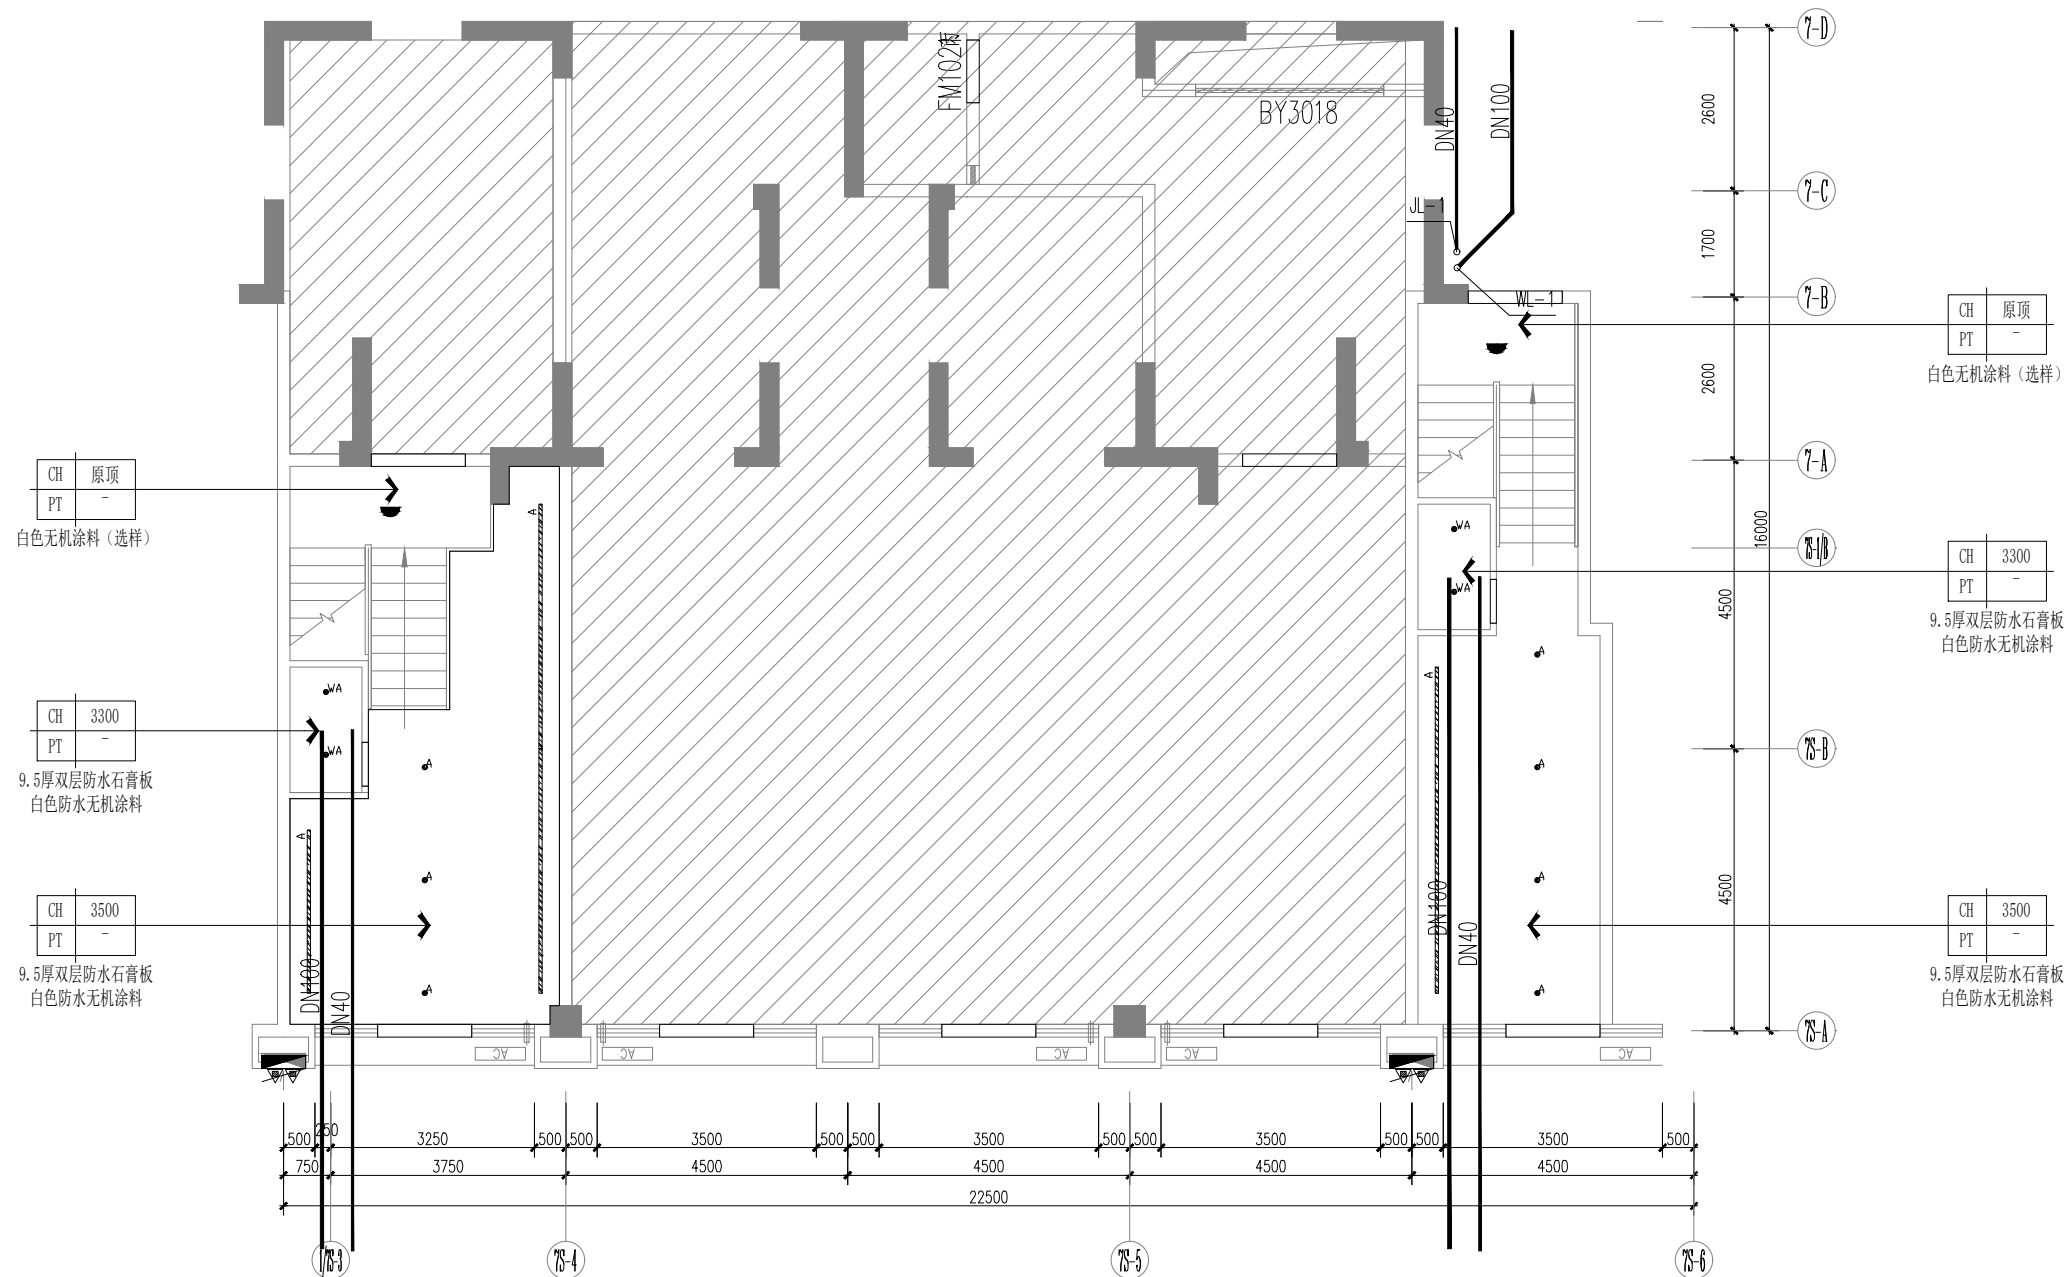

育幼中心一层喷淋平面图 1:100

 设计单位



杭州园林景观设计有限公司
— Since 1989 —

— 风景园林工程设计专项甲级 —
设计证书编号: A233006582

— 道路工程桥梁工程专业乙级 —
设计证书编号: A233006582

— 建筑工程专业乙级 —
设计证书编号: A233006582

建设单位

工程名称

平阳县昆阳镇城东
环境改造提升工程 (未来社区)

工程编号

子 项

类 别

实 名

签 名

审 定

审 核

工程负责人

专业负责人

校 对

设 计

绘 图

会签栏

建 筑

电 气

结 构

暖 通

给排水

弱 电

图纸名称

育幼中心一层喷淋平面图

专业

给排水

设计阶段

初步设计


图号

给排水-16

修改版次

出图盖章

未盖技术出图章 本图纸无效

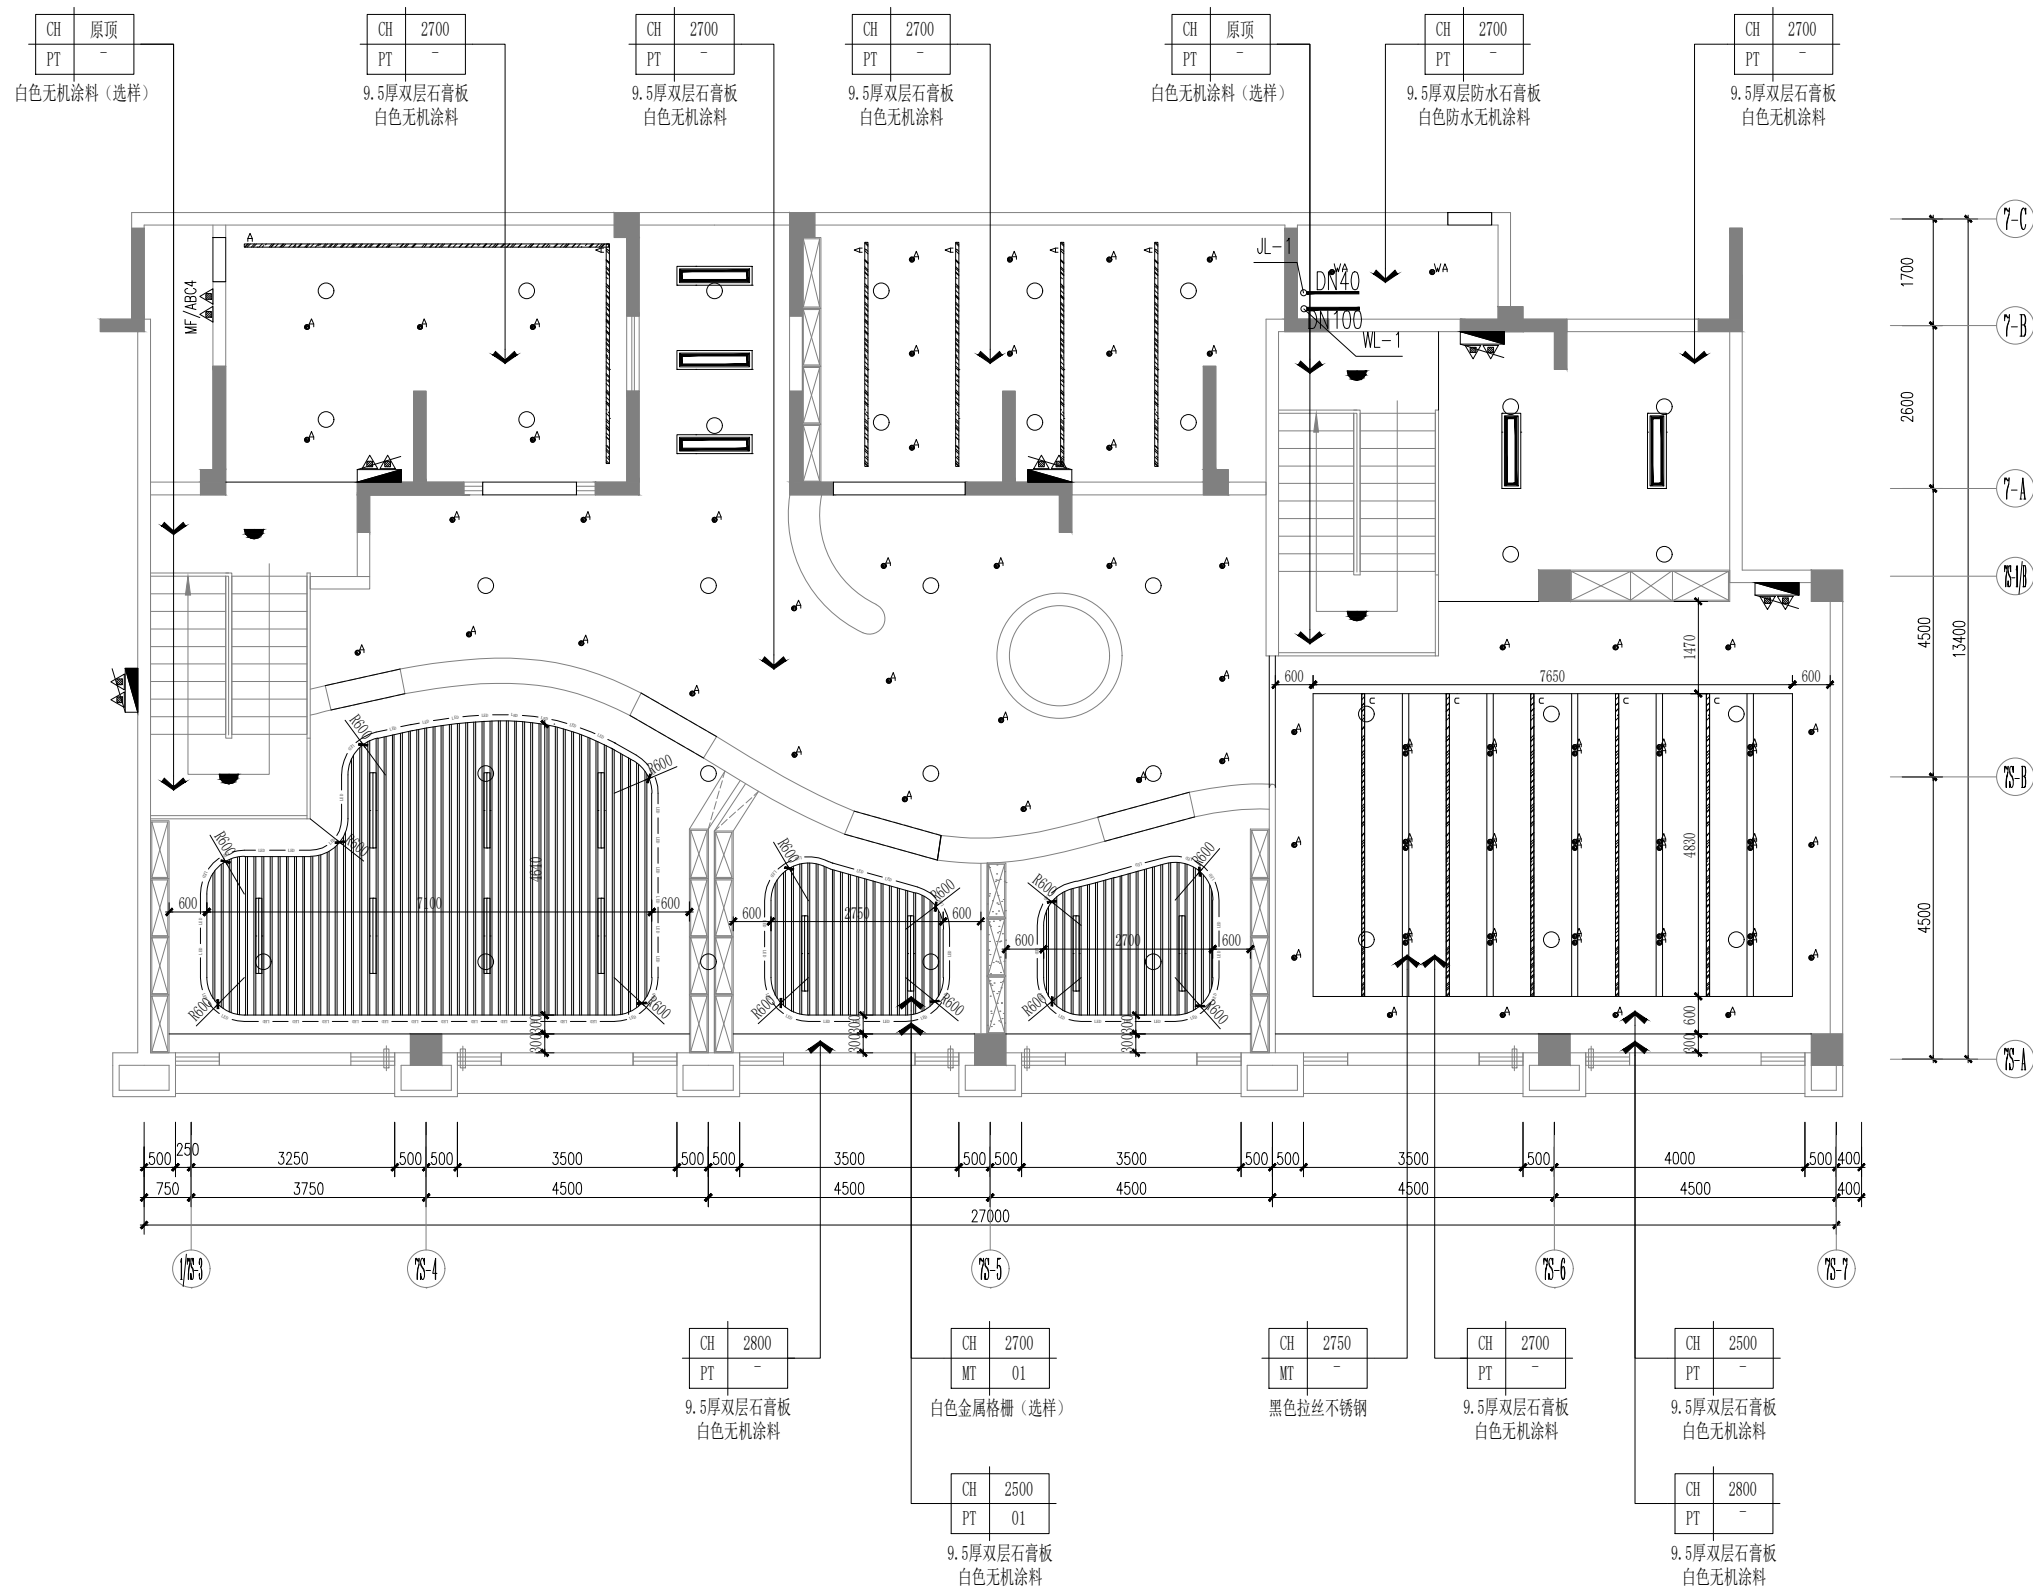

育幼中心二层喷淋平面图 1:100

设计单位



杭州园林景观设计有限公司
— Since 1989 —

— 风景园林工程设计专项甲级 —
设计证书编号: A233006582

— 道路工程桥梁工程专业乙级 —
设计证书编号: A233006582

— 建筑工程专业乙级 —
设计证书编号: A233006582

建设单位

工程名称

平阳县昆阳镇城东
环境改造提升工程（未来社区）

工程编号

子 项

类 别	实 名	签 名
审 定		
审 核		
工程负责人		
专业负责人		
校 对		
设 计		
绘 图		

会签栏

建 筑		电 气	
结 构		暖 通	
给排水		弱 电	


图纸名称

育幼中心二层喷淋平面图

专业	给排水	设计阶段	初步设计
图号	给排水-17	修改版次	

出图盖章

未盖技术出图章 本图纸无效

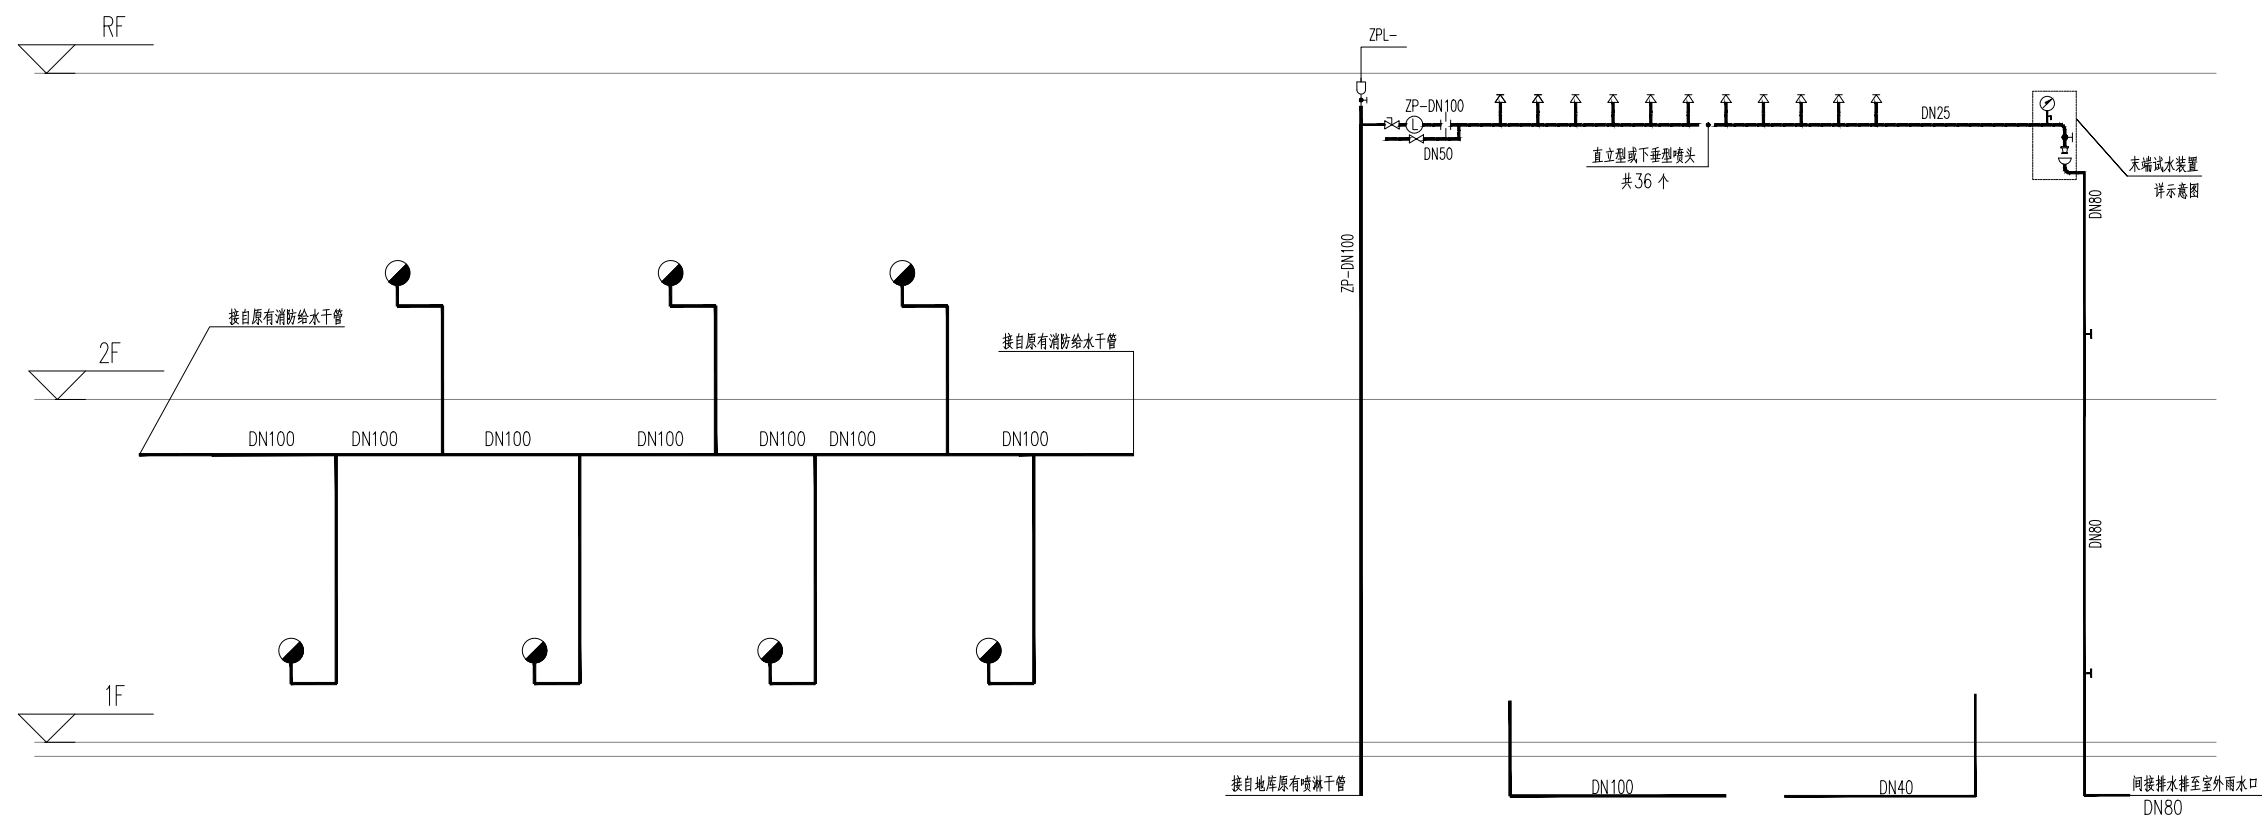

育幼中心给排水及消防原理图

设计单位



杭州园林景观设计有限公司
— Since 1989 —

— 风景园林工程设计专项甲级 —
设计证书编号: A233006582

— 道路工程桥梁工程专业乙级 —
设计证书编号: A233006582

— 建筑工程专业乙级 —
设计证书编号: A233006582

建设单位

工程名称	
------	--

平阳县昆阳镇城东
环境改造提升工程（未来社区）

工程编号			
子 项			
类 别	实 名	签 名	
审 定			
审 核			
工程负责人			
专业负责人			
校 对			
设 计			
绘 图			
会签栏			
建 筑		电 气	
结 构		暖 通	
给排水		弱 电	


图纸名称	
------	--

育幼中心给排水及消防原理图

专业	给排水	设计阶段	初步设计
图号	给排水-18	修改版次	

出图盖章

未盖技术出图章 本图纸无效

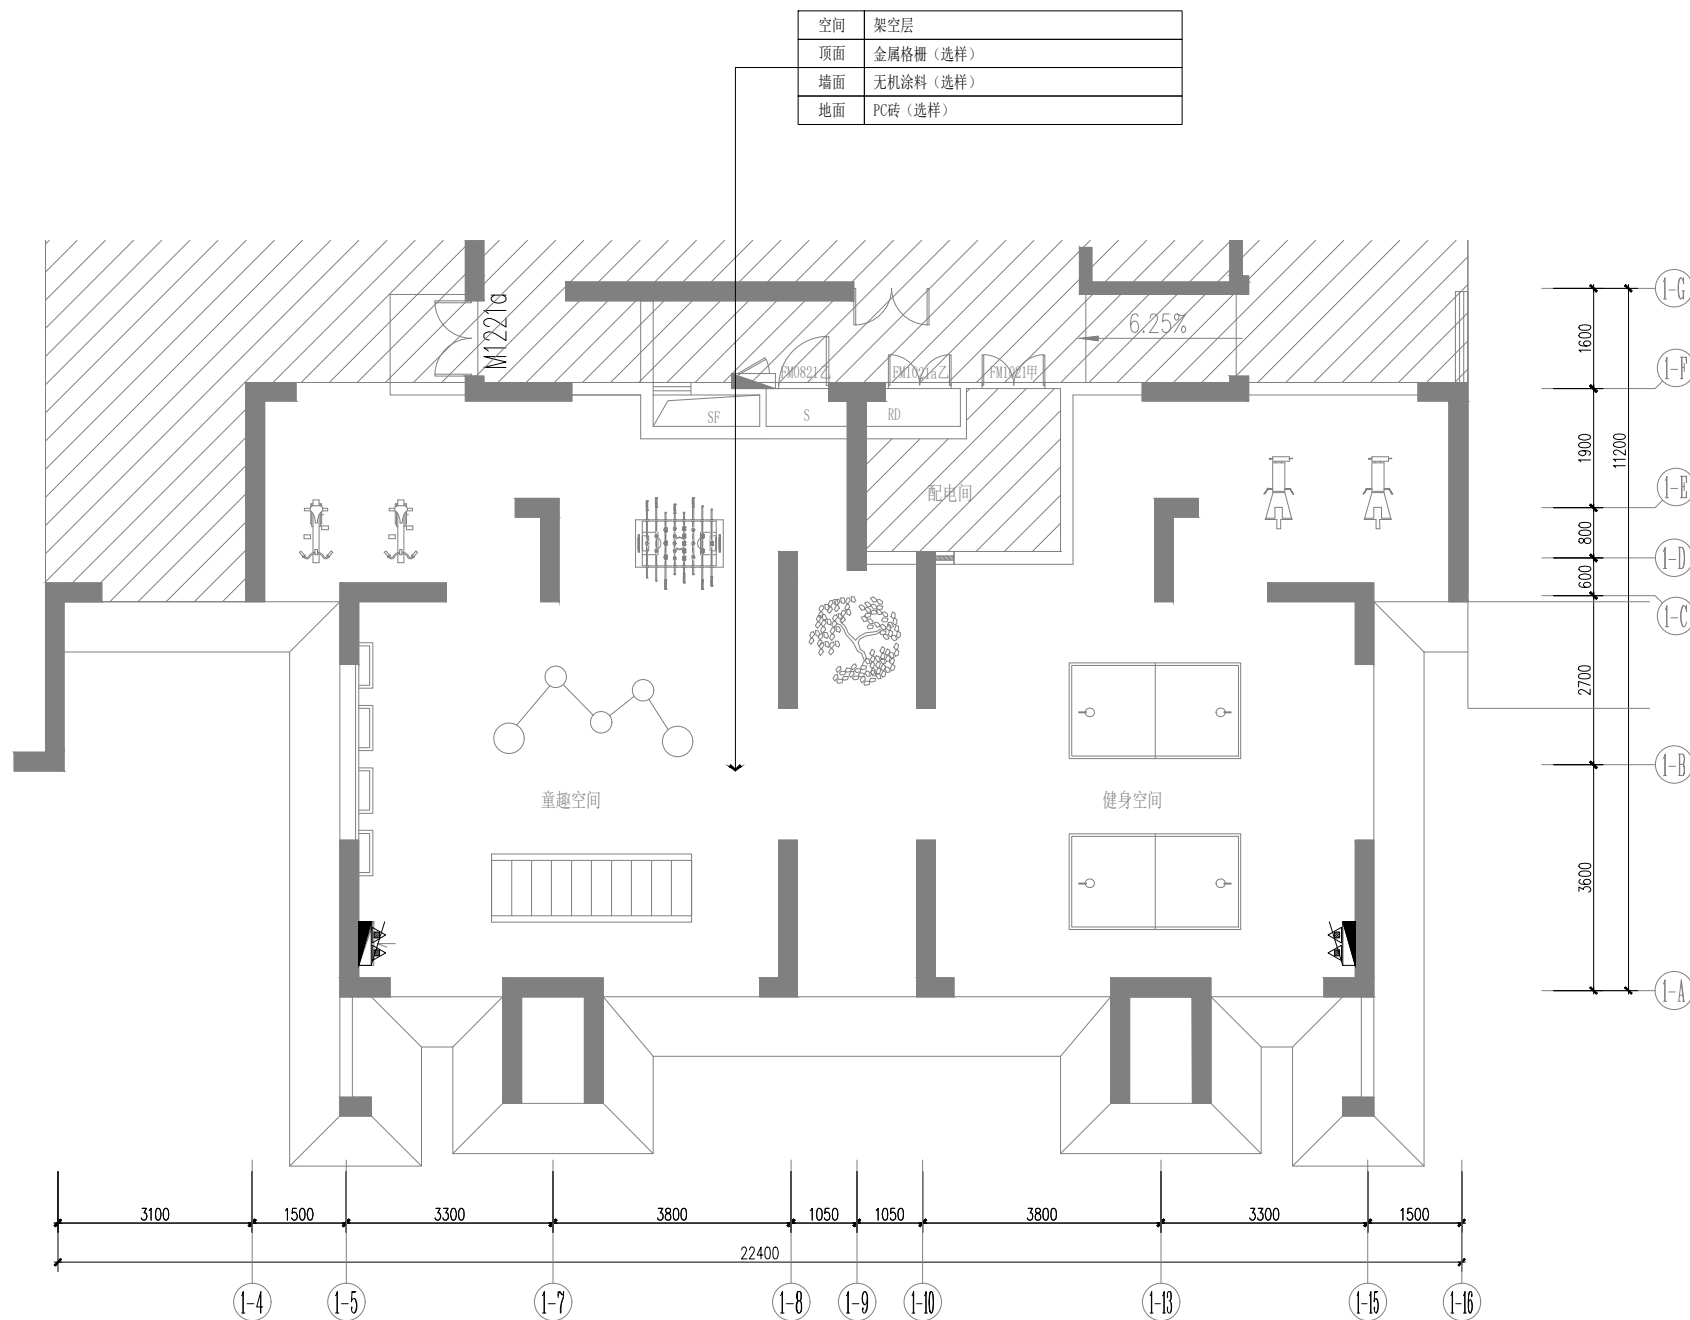

泽丰家园架空层给排水及消防平面图 1:50

设计单位



杭州园林景观设计有限公司
— Since 1989 —

— 风景园林工程设计专项甲级 —
设计证书编号: A233006582
— 道路工程桥梁工程专业乙级 —
设计证书编号: A233006582
— 建 筑 工 程 专 业 乙 级 —
设计证书编号: A233006582

建设单位

工程名称

平阳县昆阳镇城东
环境改造提升工程（未来社区）

工程编号			
子 项			
类 别	实 名	签 名	
审 定			
审 核			
工程负责人			
专业负责人			
校 对			
设 计			
绘 图			
会签栏			
建 筑		电 气	
结 构		暖 通	
给排水		弱 电	


图纸名称

泽丰家园架空层给排水及消防平面图

专业	给排水	设计阶段	初步设计
图号	给排水-19	修改版次	


出图盖章

未盖技术出图章 本图纸无效

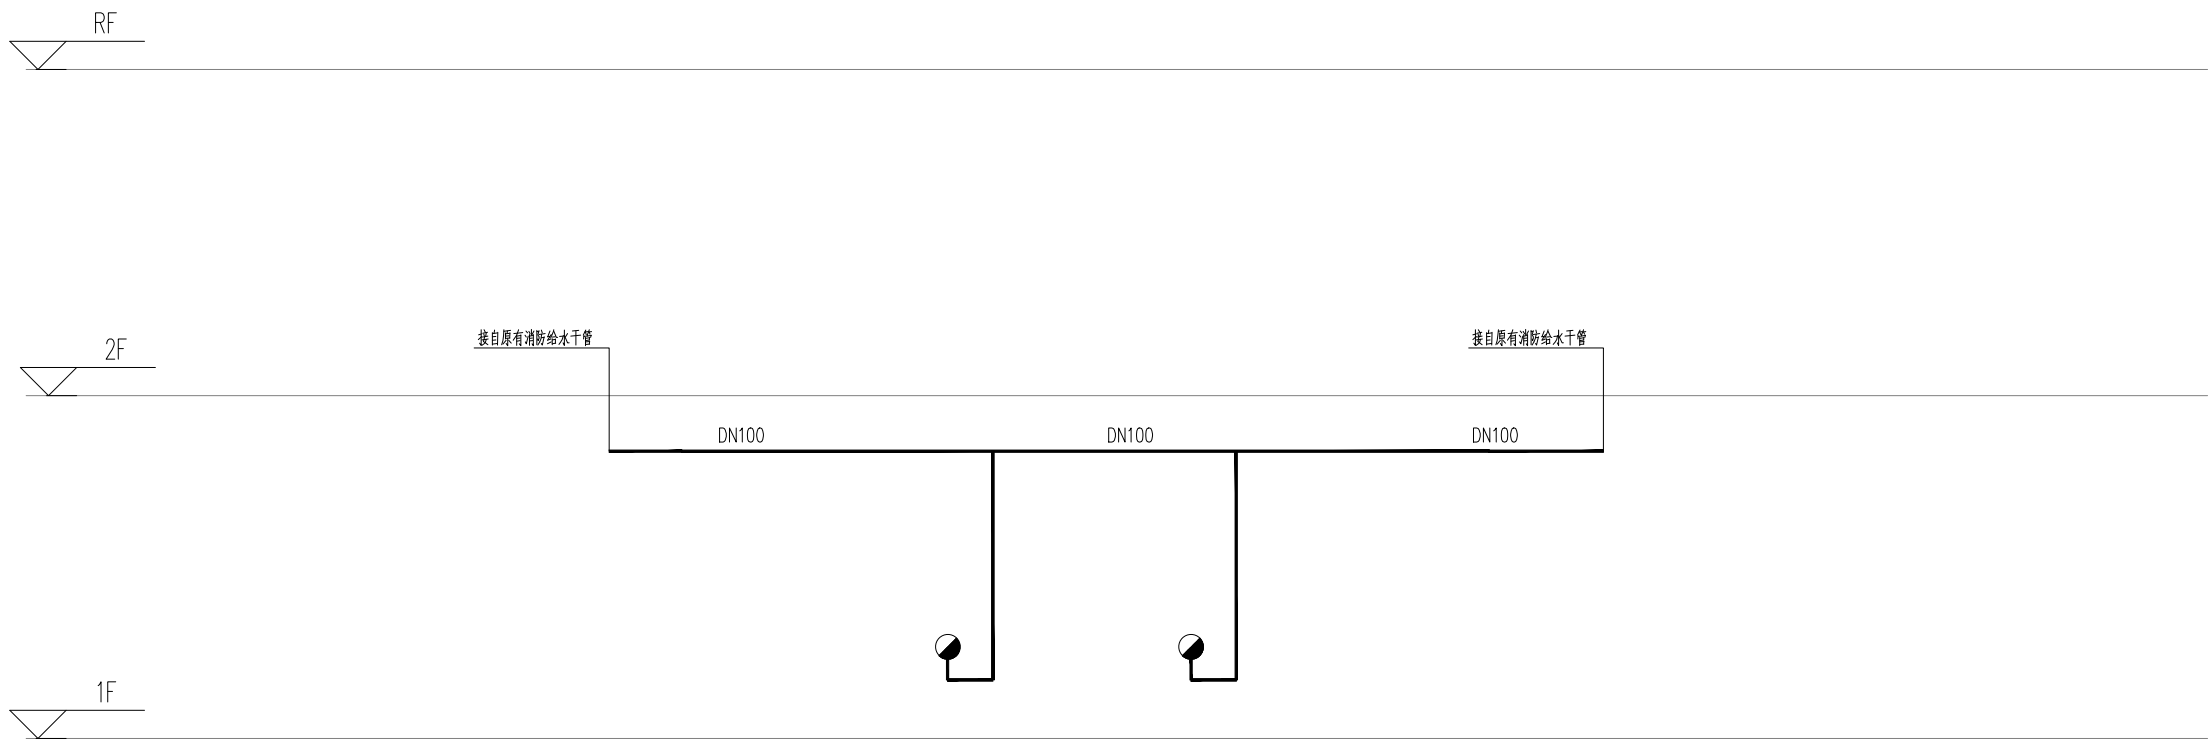

泽丰家园架空层给排水及消防原理图

 设计单位



杭州园林景观设计有限公司

— Since 1989 —

— 风景园林工程设计专项甲级 —

设计证书编号: A233006582

— 道路工程桥梁工程专业乙级 —

设计证书编号: A233006582

— 建 筑 工 程 专 业 乙 级 —

设计证书编号: A233006582

建设单位

工程名称

平阳县昆阳镇城东
环境改造提升工程（未来社区）

工程编号

子 项

类 别

实 名

签 名

审 定

审 核

工程负责人

专业负责人

校 对

设 计

绘 图

会签栏

建 筑

电 气

结 构

暖 通

给排水

弱 电

图纸名称

泽丰家园架空层给排水及消防原理图

专业

给排水

设计阶段

初步设计


图号

给排水-20

修改版次


出图盖章

未盖技术出图章 本图纸无效

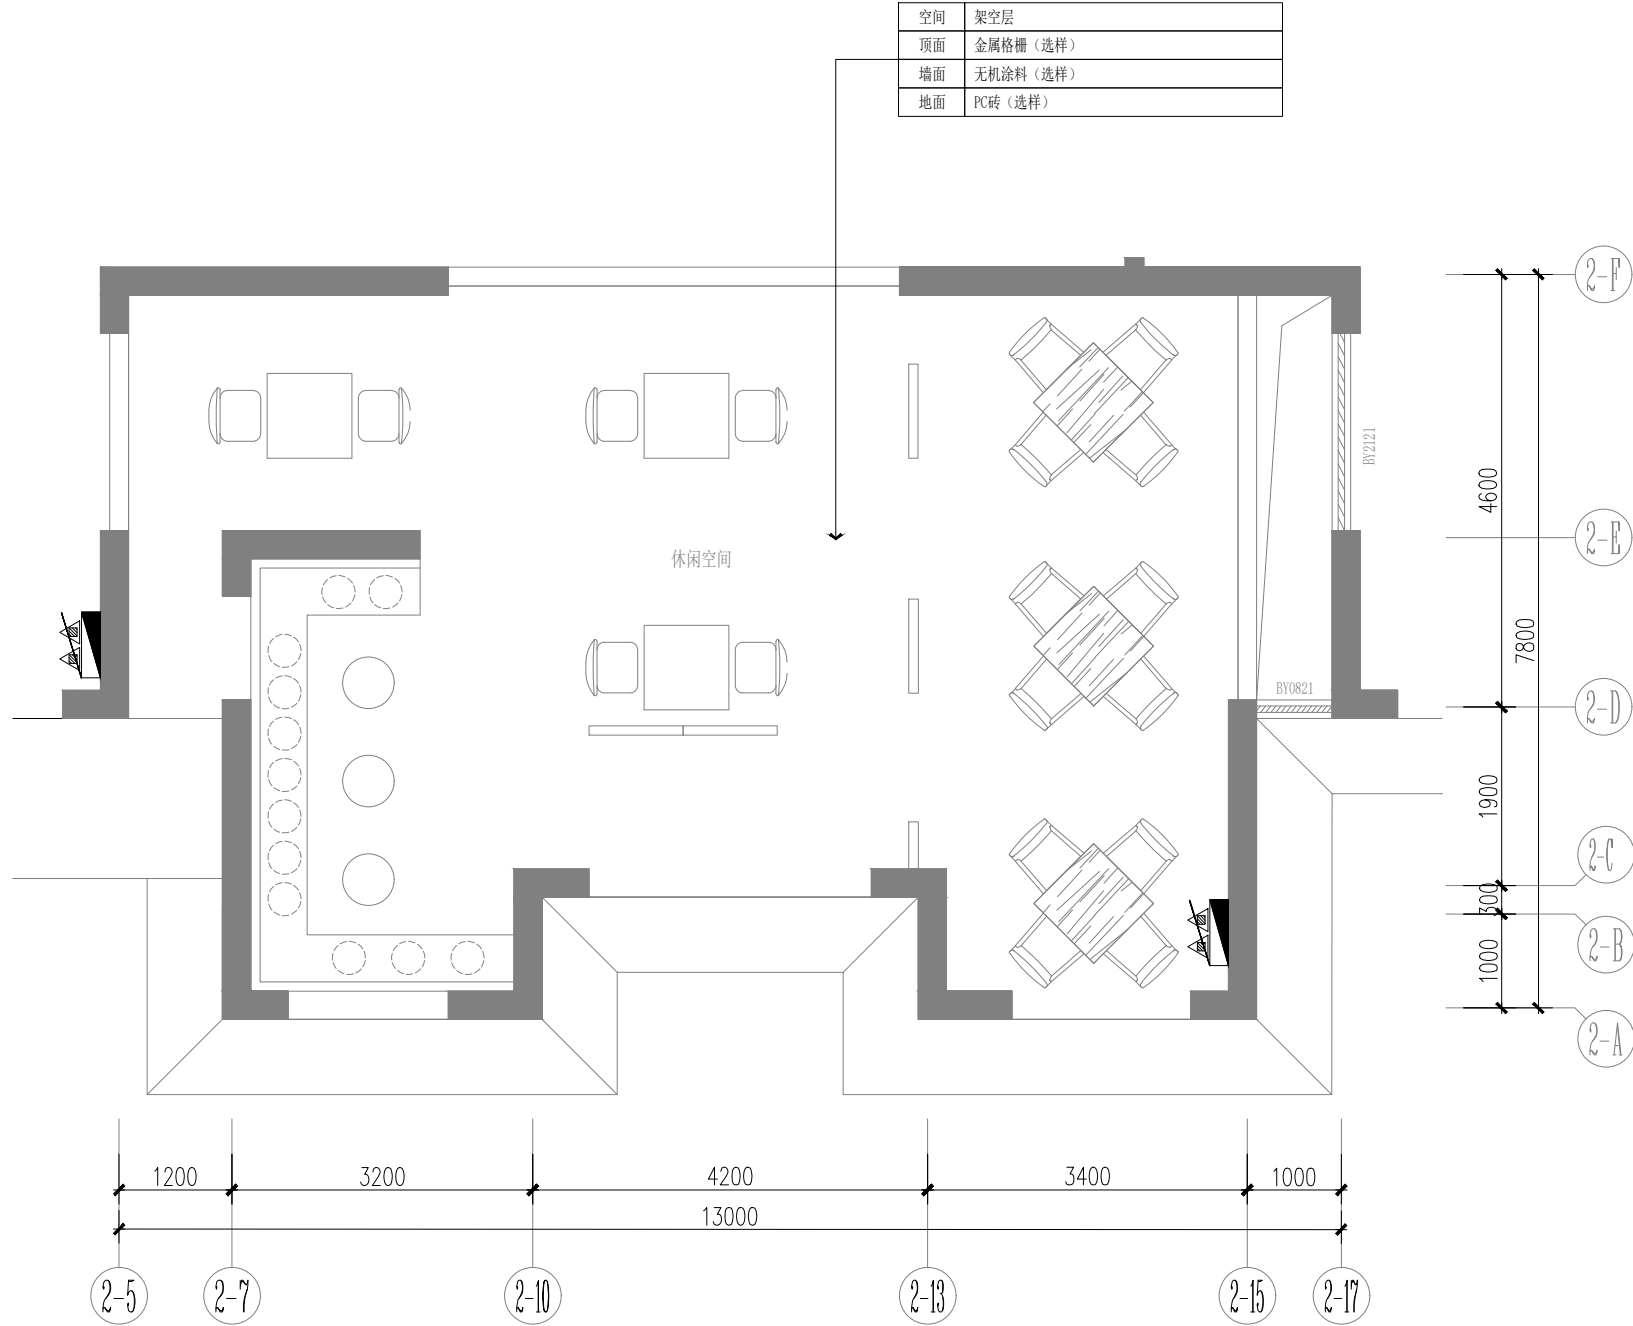

泰和家园架空层给排水及消防平面图 1:50

 设计单位



杭州园林景观设计有限公司
— Since 1989 —

— 风景园林工程设计专项甲级 —
— 设计证书编号: A233006582 —
— 道路工程桥梁工程专业乙级 —
— 设计证书编号: A233006582 —
— 建 筑 工 程 专 业 乙 级 —
— 设计证书编号: A233006582 —

建设单位

工程名称

平阳县昆阳镇城东
环境改造提升工程（未来社区）

工程编号

子 项

类 别

实 名

签 名

审 定

审 核

工程负责人

专业负责人

校 对

设 计

绘 图

会签栏

建 筑

电 气

结 构

暖 通

给排水

弱 电

图纸名称

泰和家园架空层给排水及消防平面图

专业

给排水

设计阶段

初步设计

图号


给排水-21

修改版次

出图盖章

未盖技术出图章 本图纸无效

A3 420X297

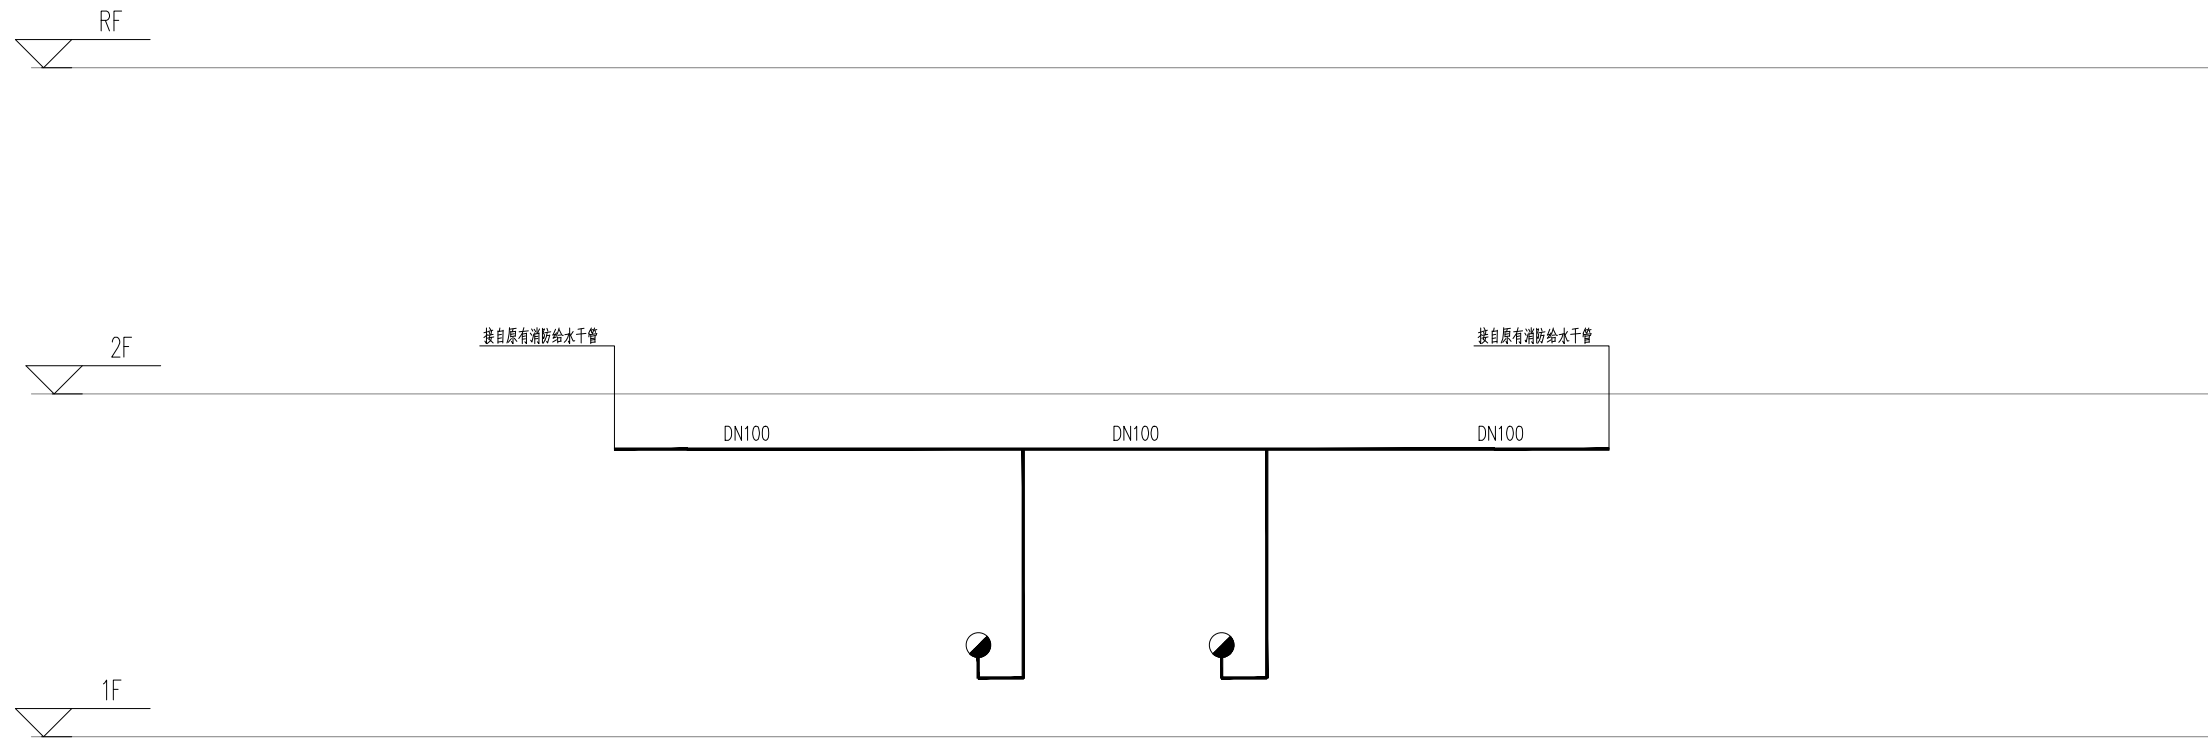

泰和家园架空层给排水及消防原理图

设计单位



杭州园林景观设计有限公司
— Since 1989 —

— 风景园林工程设计专项甲级 —
— 设计证书编号: A233006582 —
— 道路工程桥梁工程专业乙级 —
— 设计证书编号: A233006582 —
— 建 筑 工 程 专 业 乙 级 —
— 设计证书编号: A233006582 —

建设单位

工程名称

平阳县昆阳镇城东
环境改造提升工程（未来社区）

工程编号

子 项

类 别

实 名

签 名

审 定

审 核

工程负责人

专业负责人

校 对

设 计

绘 图

会签栏

建 筑

电 气

结 构

暖 通

给排水

弱 电

图纸名称

泰和家园架空层给排水及消防原理图

专业

给排水

设计阶段

初步设计


图号

给排水-22

修改版次


出图盖章

未盖技术出图章 本图纸无效

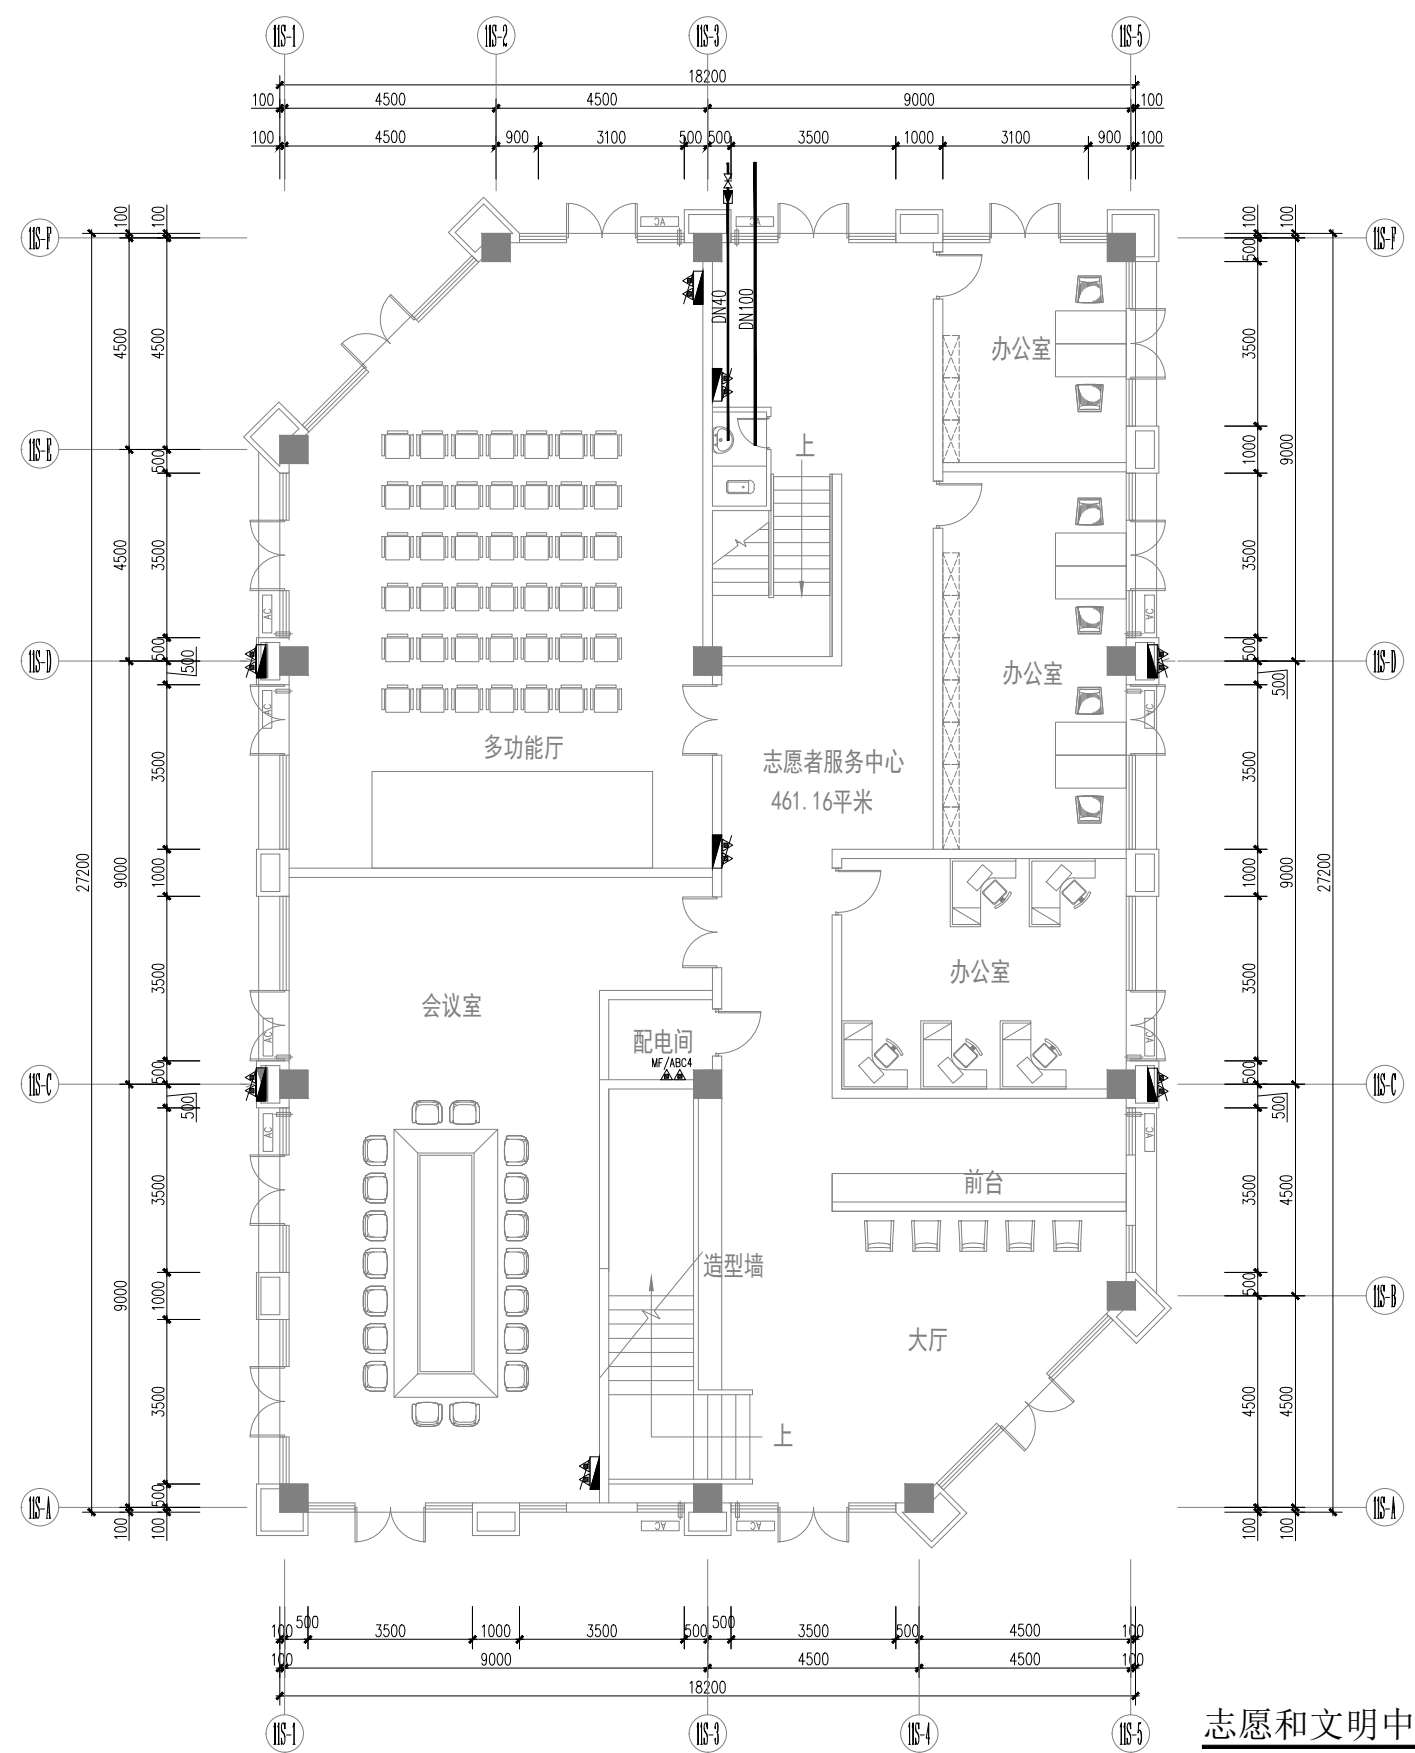

志愿和文明中心一层给排水及消防平面图 1:100

 设计单位



杭州园林景观设计有限公司
— Since 1989 —

— 风景园林工程设计专项甲级 —
设计证书编号: A233006582

— 道路工程桥梁工程专业乙级 —
设计证书编号: A233006582

— 建 筑 工 程 专 业 乙 级 —
设计证书编号: A233006582

建设单位

工程名称

平阳县昆阳镇城东
环境改造提升工程（未来社区）

工程编号			
子 项			
类 别	实 名	签 名	
审 定			
审 核			
工程负责人			
专业负责人			
校 对			
设 计			
绘 图			
会签栏			
建 筑		电 气	
结 构		暖 通	
给排水		弱 电	


图纸名称

志愿和文明中心一层给排水及消防平面图

专业	给排水	设计阶段	初步设计
图号	给排水-23	修改版次	


出图盖章

未盖技术出图章 本图纸无效

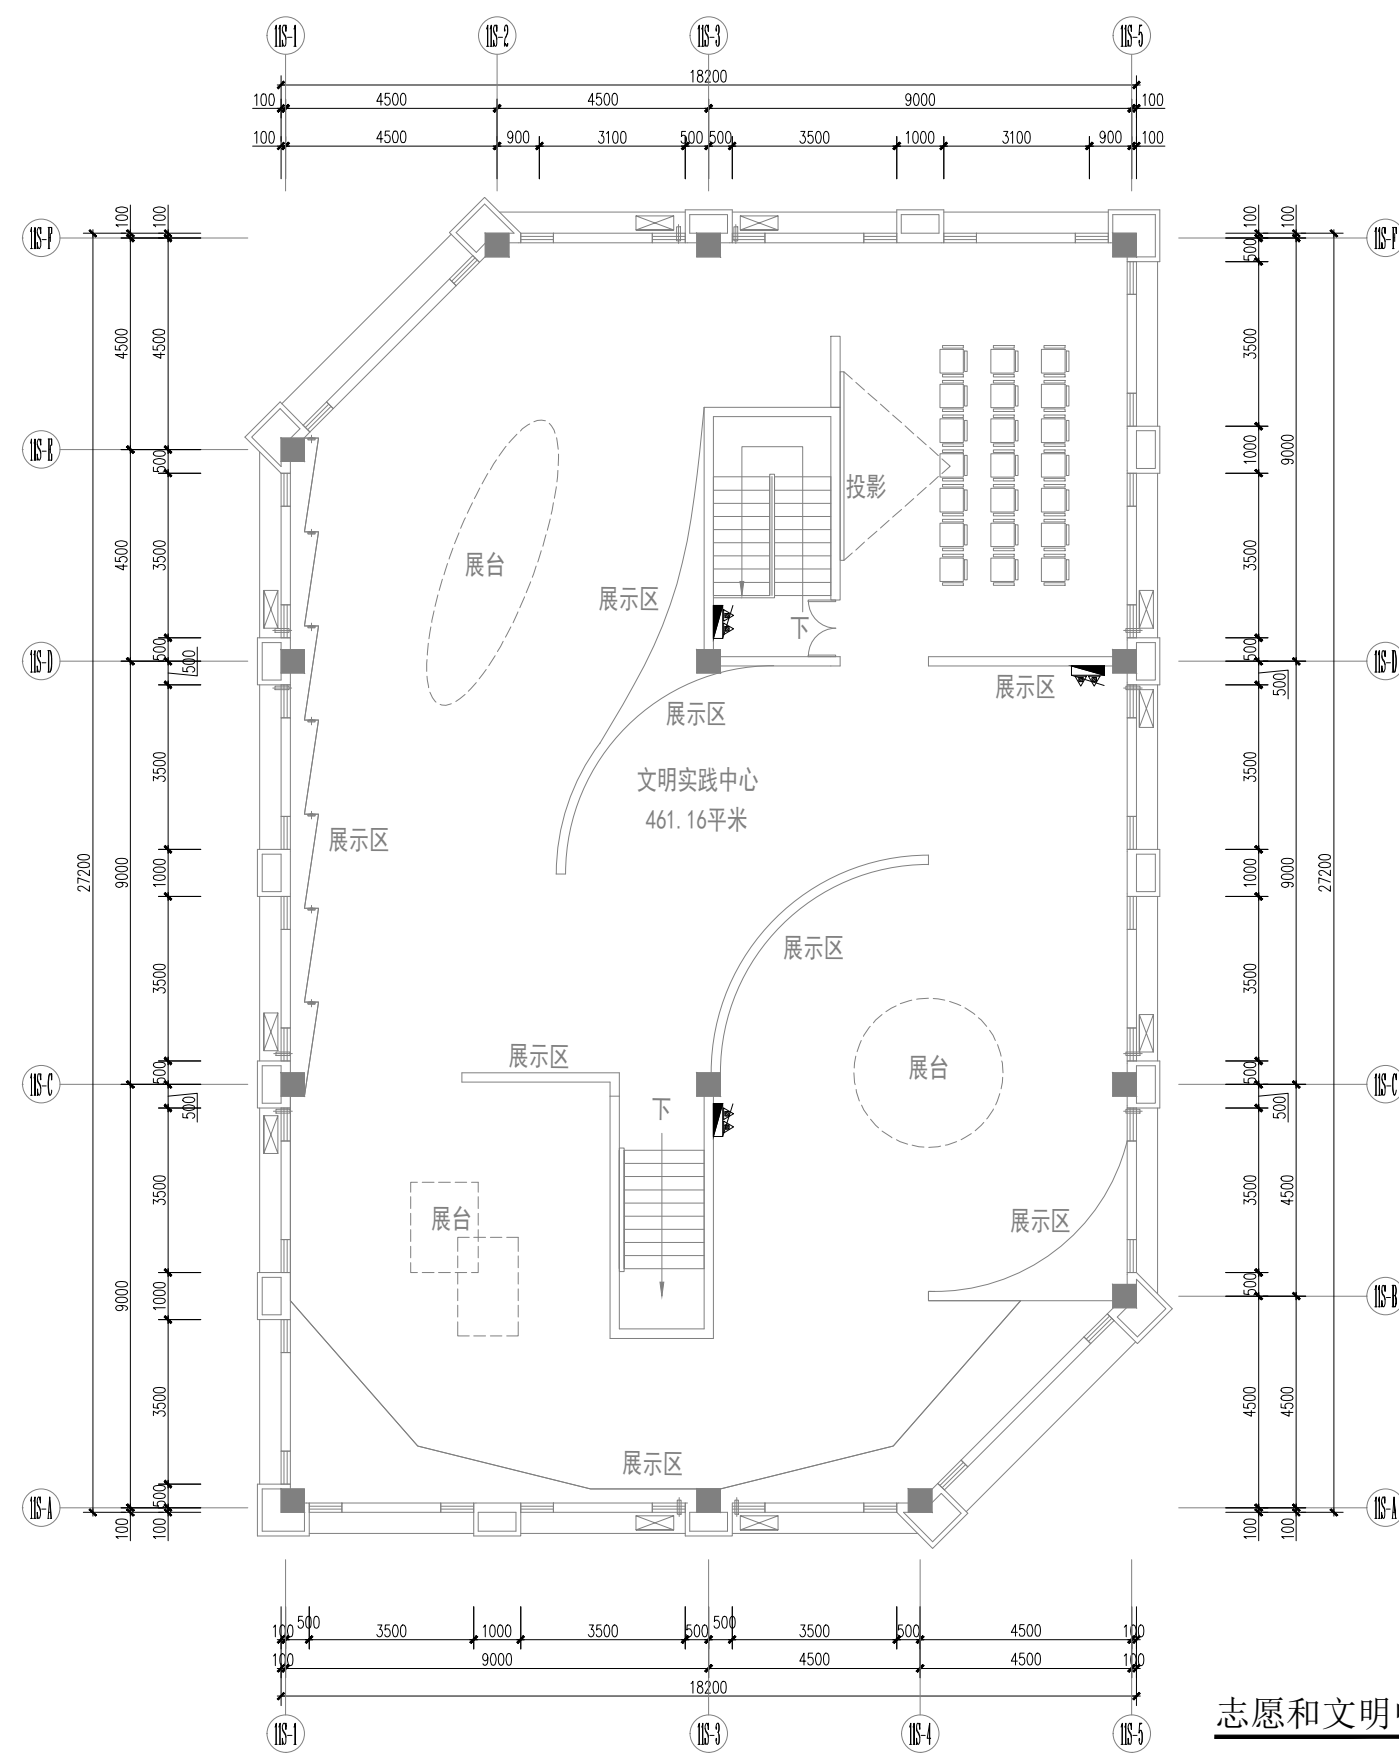

志愿和文明中心二层给排水及消防平面图 1:100

 设计单位



杭州园林景观设计有限公司
— Since 1989 —

— 风景园林工程设计专项甲级 —
设计证书编号: A233006582

— 道路工程桥梁工程专业乙级 —
设计证书编号: A233006582

— 建筑工程专业乙级 —
设计证书编号: A233006582

建设单位

工程名称

平阳县昆阳镇城东
环境改造提升工程（未来社区）

工程编号			
子项			
类别	实 名	签 名	
审 定			
审 核			
工程负责人			
专业负责人			
校 对			
设 计			
绘 图			
会签栏			
建 筑		电 气	
结 构		暖 通	
给排水		弱 电	


图纸名称

志愿和文明中心二层给排水及消防平面图

专业	给排水	设计阶段	初步设计
图号	给排水-24	修改版次	


出图盖章

未盖技术出图章 本图纸无效

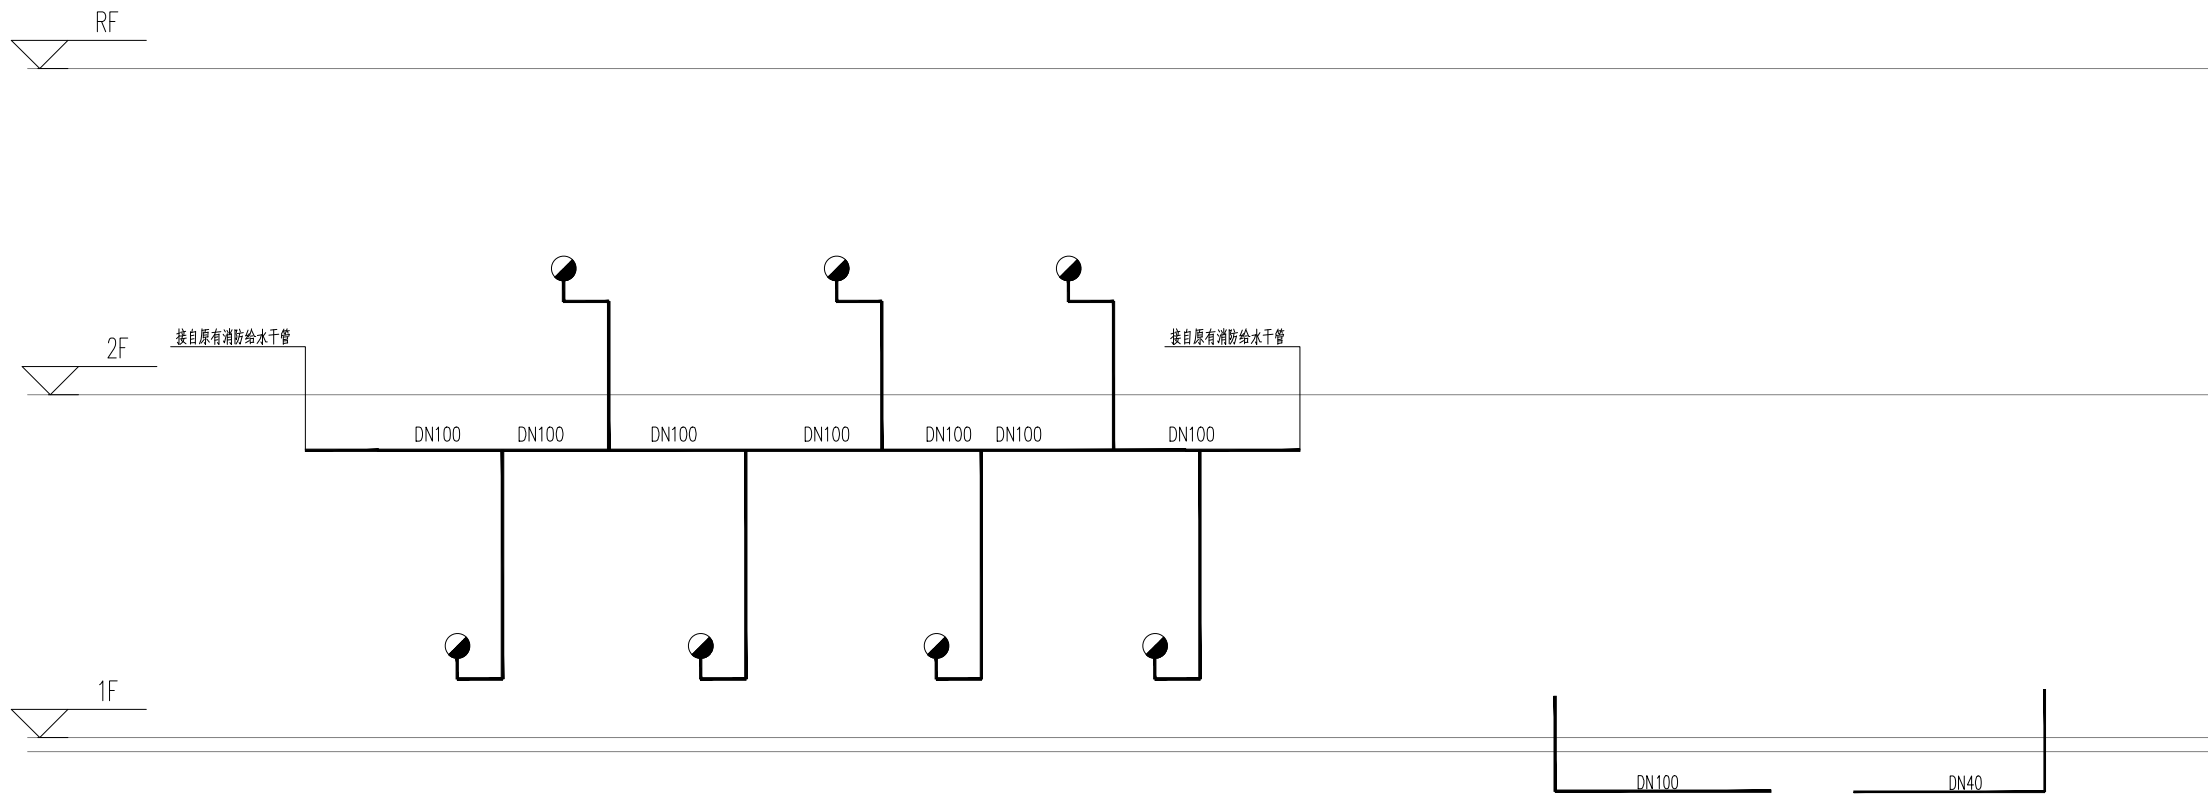

志愿和文明中心给排水及消防原理图

 设计单位



杭州园林景观设计有限公司
— Since 1989 —

— 风景园林工程设计专项甲级 —
设计证书编号: A233006582
— 道路工程桥梁工程专业乙级 —
设计证书编号: A233006582
— 建 筑 工 程 专 业 乙 级 —
设计证书编号: A233006582

建设单位

工程名称

平阳县昆阳镇城东
环境改造提升工程（未来社区）

工程编号

子 项

类 别

实 名

签 名

审 定

审 核

工程负责人

专业负责人

校 对

设 计

绘 图

会签栏

建 筑

电 气

结 构

暖 通

给排水

弱 电

图纸名称

志愿和文明中心给排水及消防原理图

专业

给排水

设计阶段

初步设计

图号

给排水-25


修改版次

出图盖章

未盖技术出图章 本图纸无效

图 纸 目 录			 杭州园林景观设计有限公司 HANGZHOU LANDSCAPE DESIGN CO., LTD				
			工程名称	平阳县昆阳镇城东环境改造提升工程（未来社区）			工程号
日 期		子项名称				共 2 页	第 1 页
序号	图 别 图 号	图 纸 名 称	采用标准图或重复使用图		图 纸 尺 寸	备 注	
			图集编号或 工程编号	采用标准图或重 复使用图			
1	电初-01	志愿者中心一层电气平面图					
2	电初-02	志愿者中心二层电气平面图					
3	电初-03	志愿者中心一层应急照明平面图					
4	电初-04	志愿者中心二层应急照明平面图					
5	电初-05	泽丰家园架空层电气平面图					
6	电初-06	泰和家园架空层电气平面图					
7	电初-07	泽丰家园架空层应急照明平面图					
8	电初-08	育幼中心一层电气平面图					
9	电初-09	育幼中心二层电气平面图					
10	电初-10	育幼中心一层应急照明平面图					
11	电初-11	育幼中心二层应急照明平面图					
12	电初-12	快递能量站电气平面图					
13	电初-13	快递能量站应急照明平面图					
14	电初-14	儿童之家电气平面图					
15	电初-15	儿童之家应急照明平面图					
16	电初-16	幸福市集一层电气平面图					
17	电初-17	幸福市集二层电气平面图					
18	电初-18	幸福市集一层应急照明平面图					
19	电初-19	幸福市集二层应急照明平面图					
20	电初-20	共享书屋一层电气平面图					
21	电初-21	共享书屋一层应急照明平面图					
22	电初-22	低压配电箱系统图（一）					
23	电初-23	低压配电箱系统图（二）					
24	电初-24	低压配电箱系统图（三）					
25	电初-25	低压配电箱系统图（四）					
26	电初-26	低压配电箱系统图（五）					
审 核		校 对		编 制		工程负责人	

 图 纸 目 录



杭州园林景观设计有限公司

HANGZHOU LANDSCAPE DESIGN CO., LTD

工程名称

平阳县昆阳镇城东环境改造提升工程（未来社区）

工程号

日期

子项名称

共 2 页

第 2 页

[illegible]

设计单位



杭州园林景观设计有限公司
— Since 1989 —


— 风景园林工程设计专项甲级 —
— 设计证书编号: A230006582 —
— 道路工程勘察设计专业乙级 —
— 设计证书编号: A230006582 —
— 建筑工程专业乙级 —
— 设计证书编号: A230006582 —

建设单位

工程名称

平阳县昆阳镇城东
环境改造提升工程(未来社区)

工程编号		
子项	实 名	签 名
类别		
审定		
审核		
工程负责人		
专业负责人		
校对		
设计		
绘图		
会签栏		
建 筑	电 气	
结 构	暖 通	
给排水	弱 电	
图纸名称		
志愿者中心一层电气平面图		
专业	电气	设计阶段
图号	电初-01	修改版次
出图盖章		

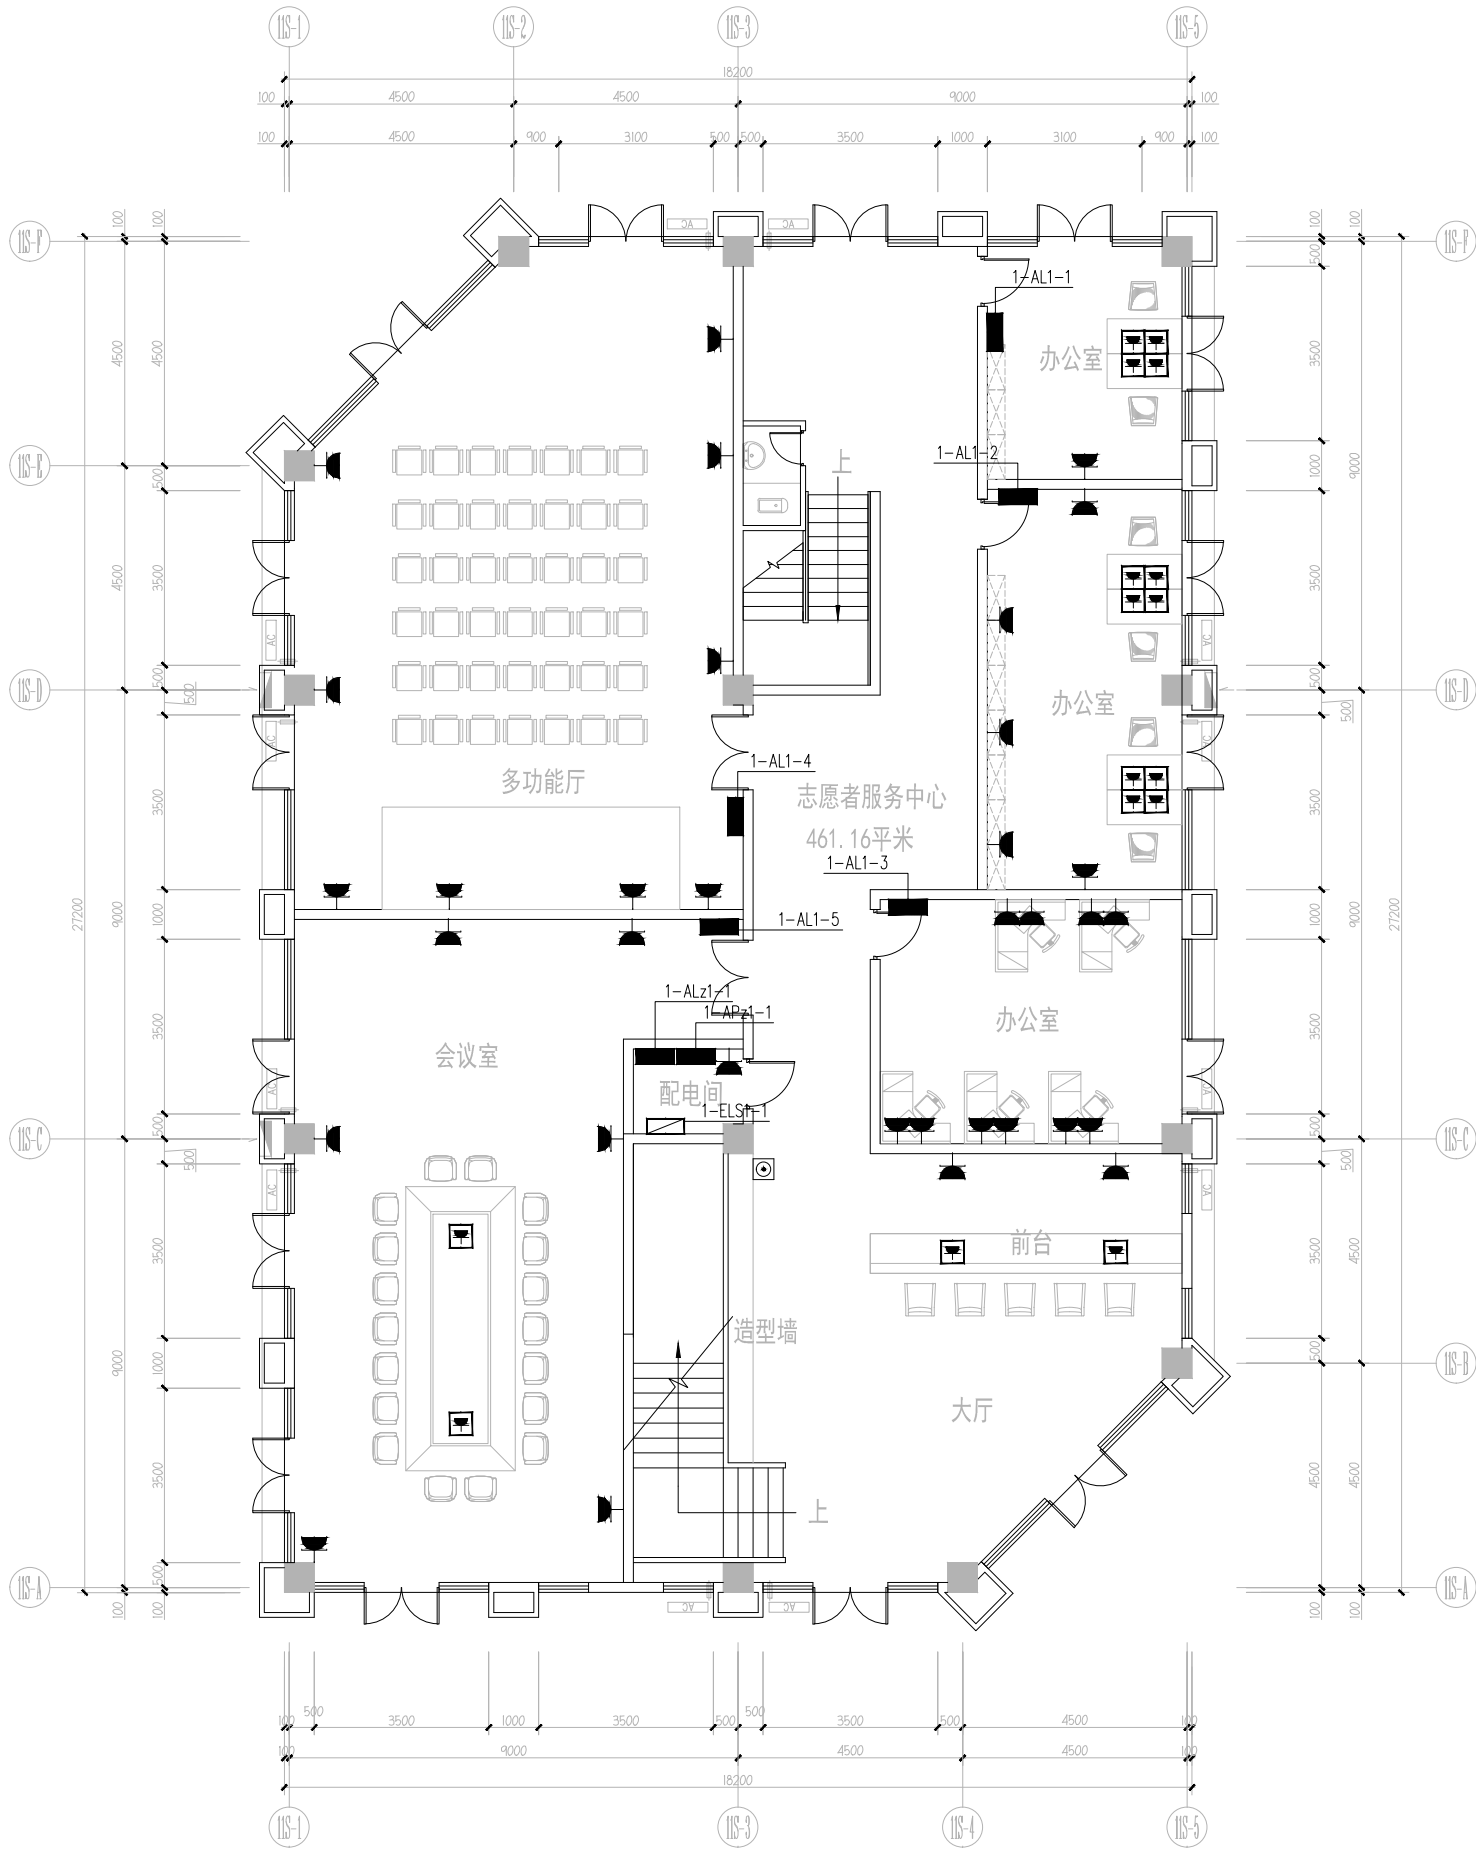

志愿者中心一层电气平面图 1:100

设计单位



杭州怀远设计有限公司
— Since 1989 —

— 风景园林工程设计专项甲级 —
— 设计证书编号: A23000582 —
— 道路工程勘察设计专业乙级 —
— 设计证书编号: A23000582 —
— 建筑工程专业乙级 —
— 设计证书编号: A23000582 —

建设单位

工程名称

平阳县昆阳镇城东
环境改造提升工程(未来社区)

工程编号		
子项	实 名	签 名

类别

审定

审核

工程负责人

专业负责人

校对

设计

绘图

会签栏

建筑

结构

给排水

电气

暖通

弱电

图例

专业

图号

电初-02

修改版次

初步设计


修改版次

修改版次

修改版次

修改版次

志愿者中心二层电气平面图 1:100

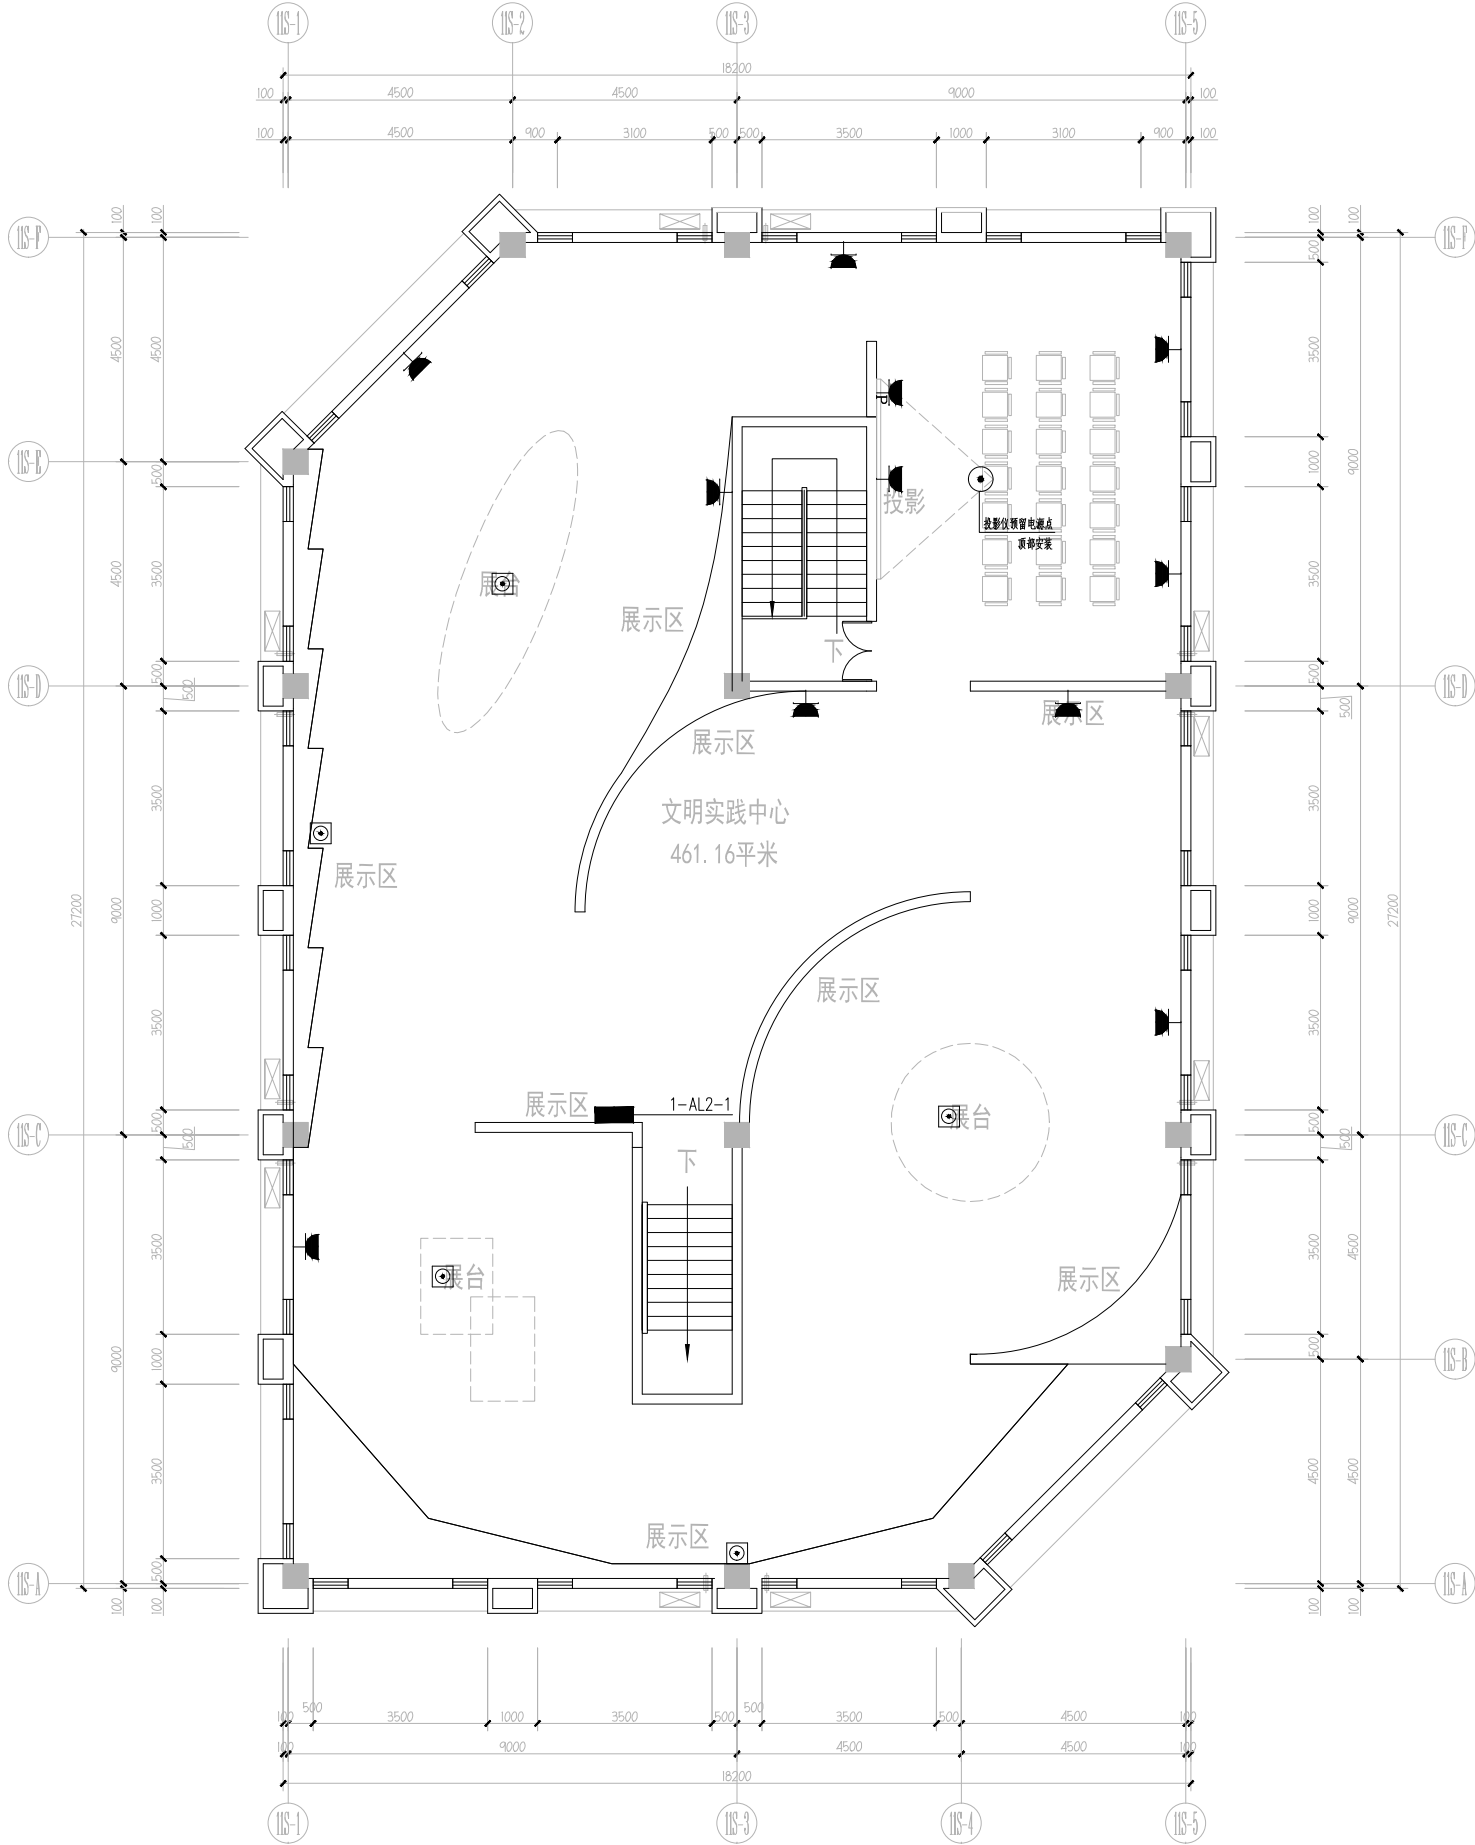

设计单位



杭州双明设计有限公司
— Since 1989 —

— 风景园林工程设计专项甲级 —
— 设计证书编号: A230006582 —
— 道路工程勘察设计专业乙级 —
— 设计证书编号: A230006582 —
— 建筑工程专业乙级 —
— 设计证书编号: A230006582 —

建设单位

工程名称


平阳县昆阳镇城东
环境改造提升工程（未来社区）

工程编号		
子项	实 名	签 名
类别		
审定		
审核		
工程负责人		
专业负责人		
校对		
设计		
绘图		
会签栏		
建 筑	电 气	
结 构	暖 通	
给排水	弱 电	

志愿者中心一层应急照明平面图

专业	电气	设计阶段	初步设计
图号	电初-03	修改版次	

出图盖章

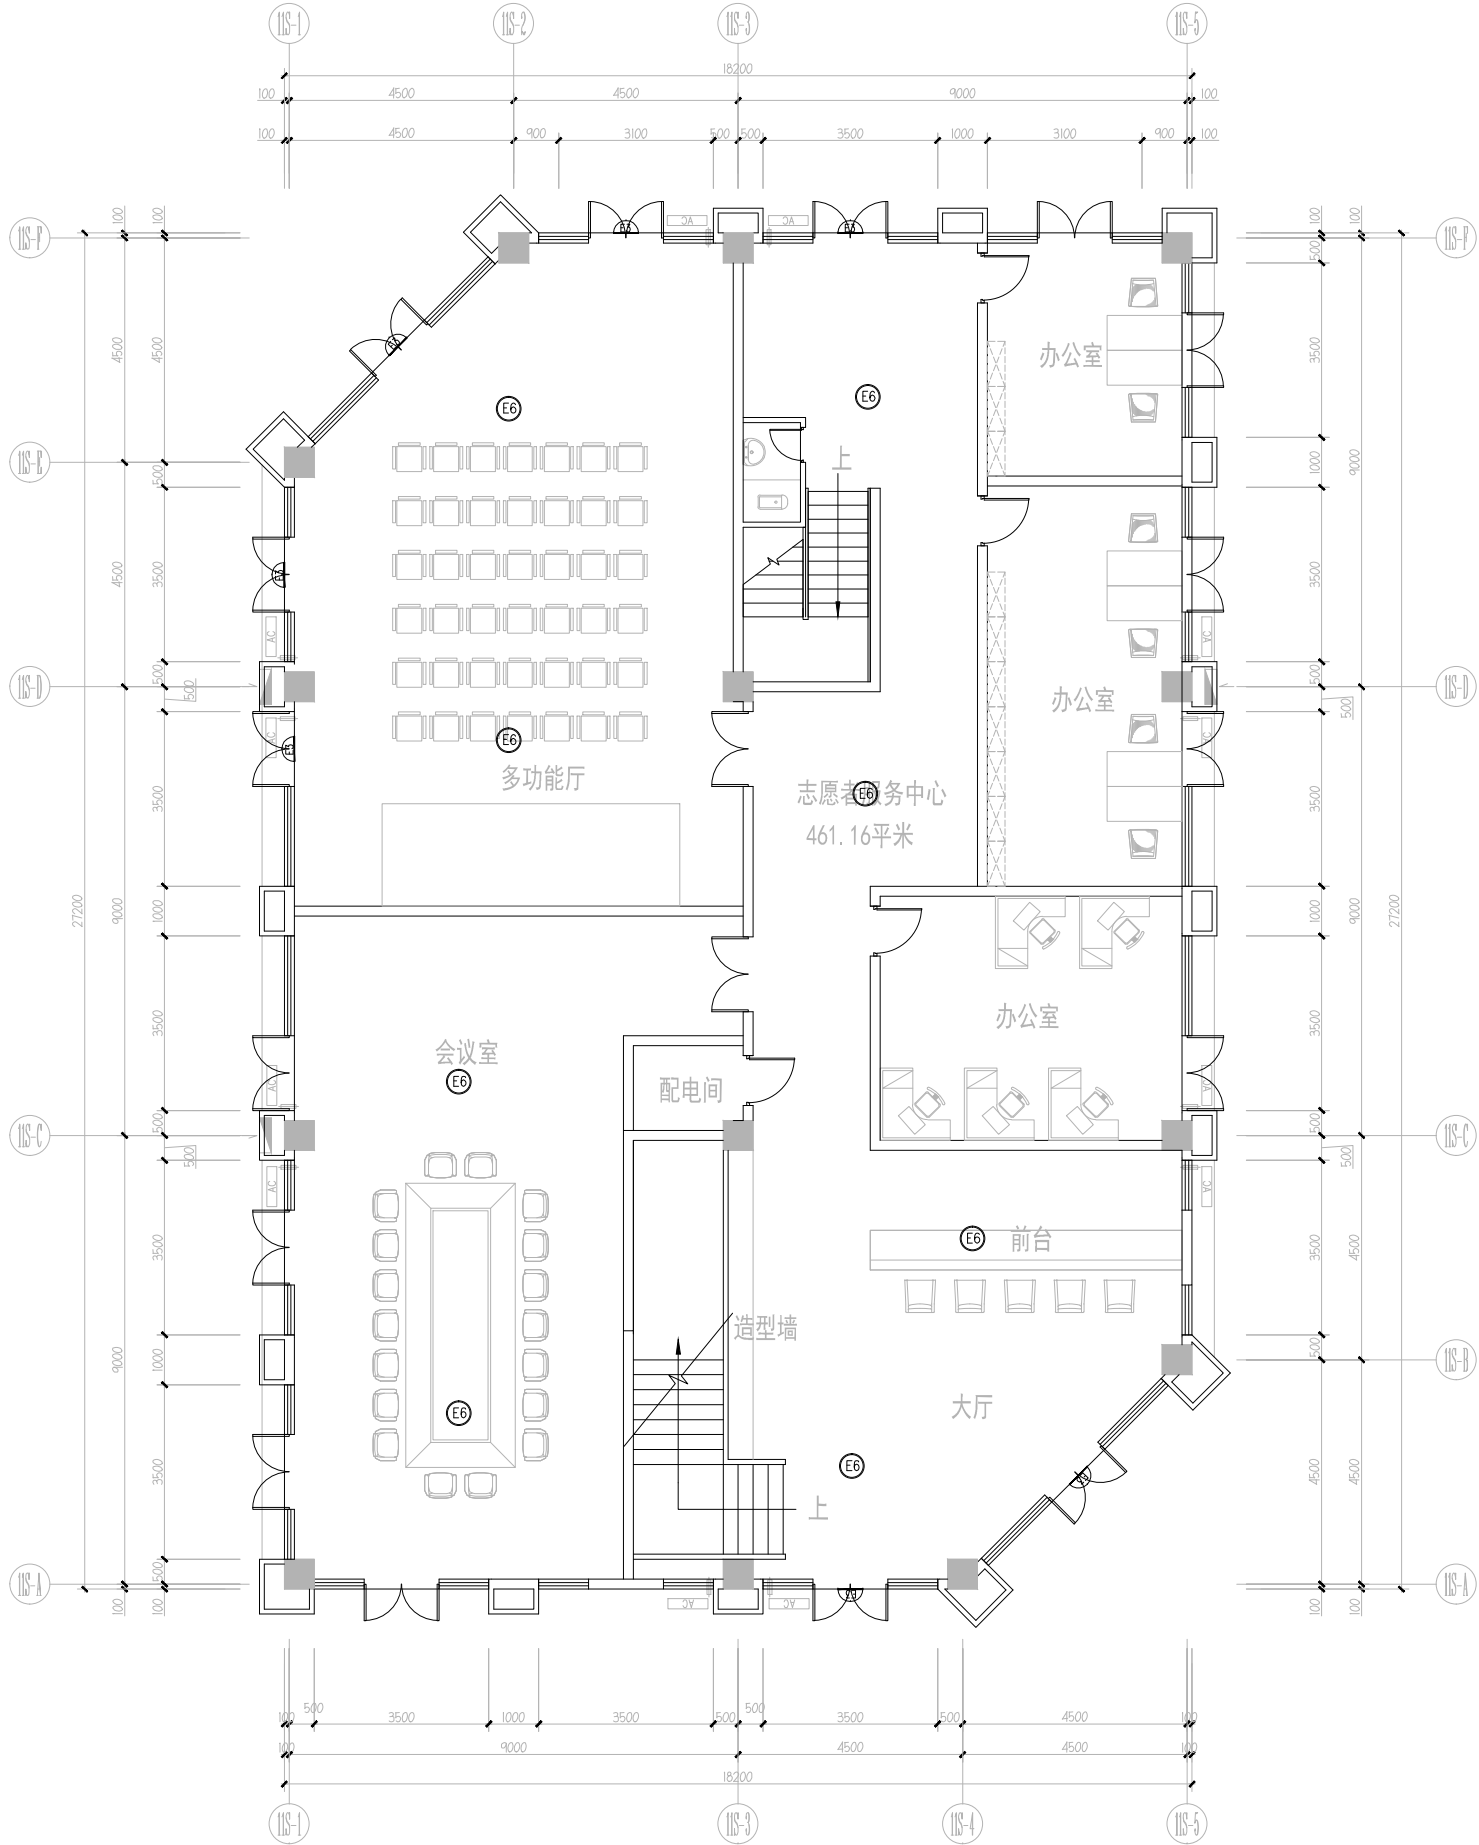

志愿者中心一层应急照明平面图 1:100

设计单位



杭州园林景观设计有限公司
— Since 1989 —

— 风景园林工程设计专项甲级 —
— 设计证书编号: A23000582 —
— 道路工程勘察设计专业乙级 —
— 设计证书编号: A23000582 —
— 建筑工程专业乙级 —
— 设计证书编号: A23000582 —

建设单位

工程名称

平阳县昆阳镇城东
环境改造提升工程(未来社区)


工程编号		
子项		
类别	实 名	签 名
审 定		
审 核		
工程负责人		
专业负责人		
校 对		
设 计		
绘 图		
会签栏		
建 筑	电 气	
结 构	暖 通	
给排水	弱 电	

图纸名称

志愿者中心二层应急照明平面图

专业	电气	设计阶段	初步设计
图号	电初-04	修改版次	

出图盖章

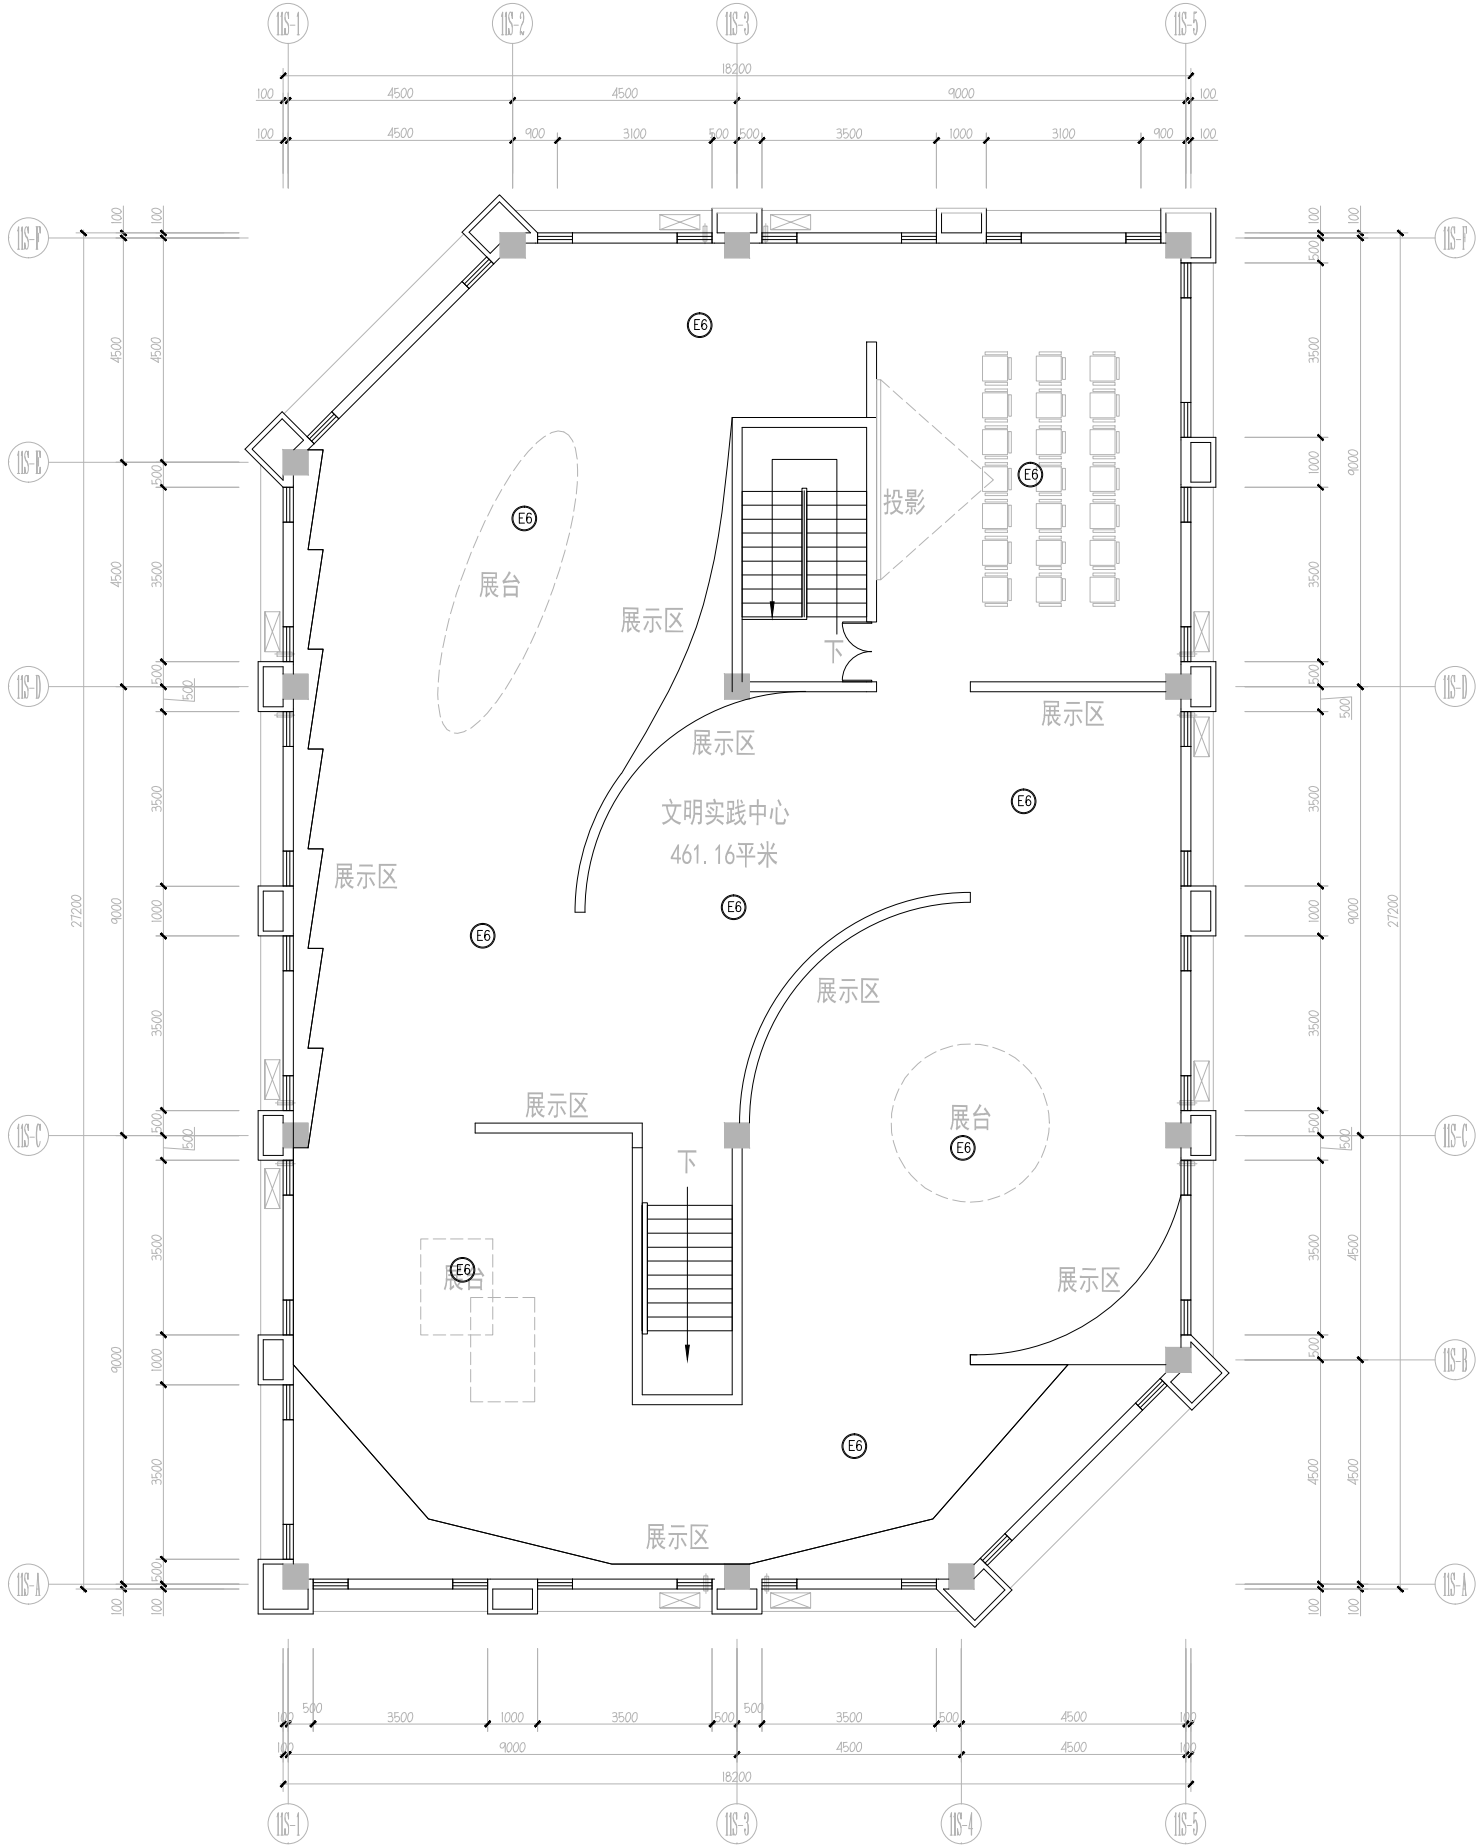

志愿者中心二层应急照明平面图 1:100

— 风景园林工程设计专项甲级 —
设计证书编号: A233006582 —
— 道路工程桥梁工程专业乙级 —
设计证书编号: A233006582 —
— 建筑工程专业乙级 —
设计证书编号: A233006582 —

平阳县昆阳镇城东
环境改造提升工程（未来社区）

工程编号	
------	--

类别	名称	金额
固定		

工程负责人		
专业负责人		

设计		
绘图		


建筑		电气	
结构		暖通	
给排水		弱电	

泽丰家园架空层电气平面图

专业	电气	设计阶段	初步设计
图号	电初-05	修改版次	

未盖技术出图章 本图纸无效

A3 420X297

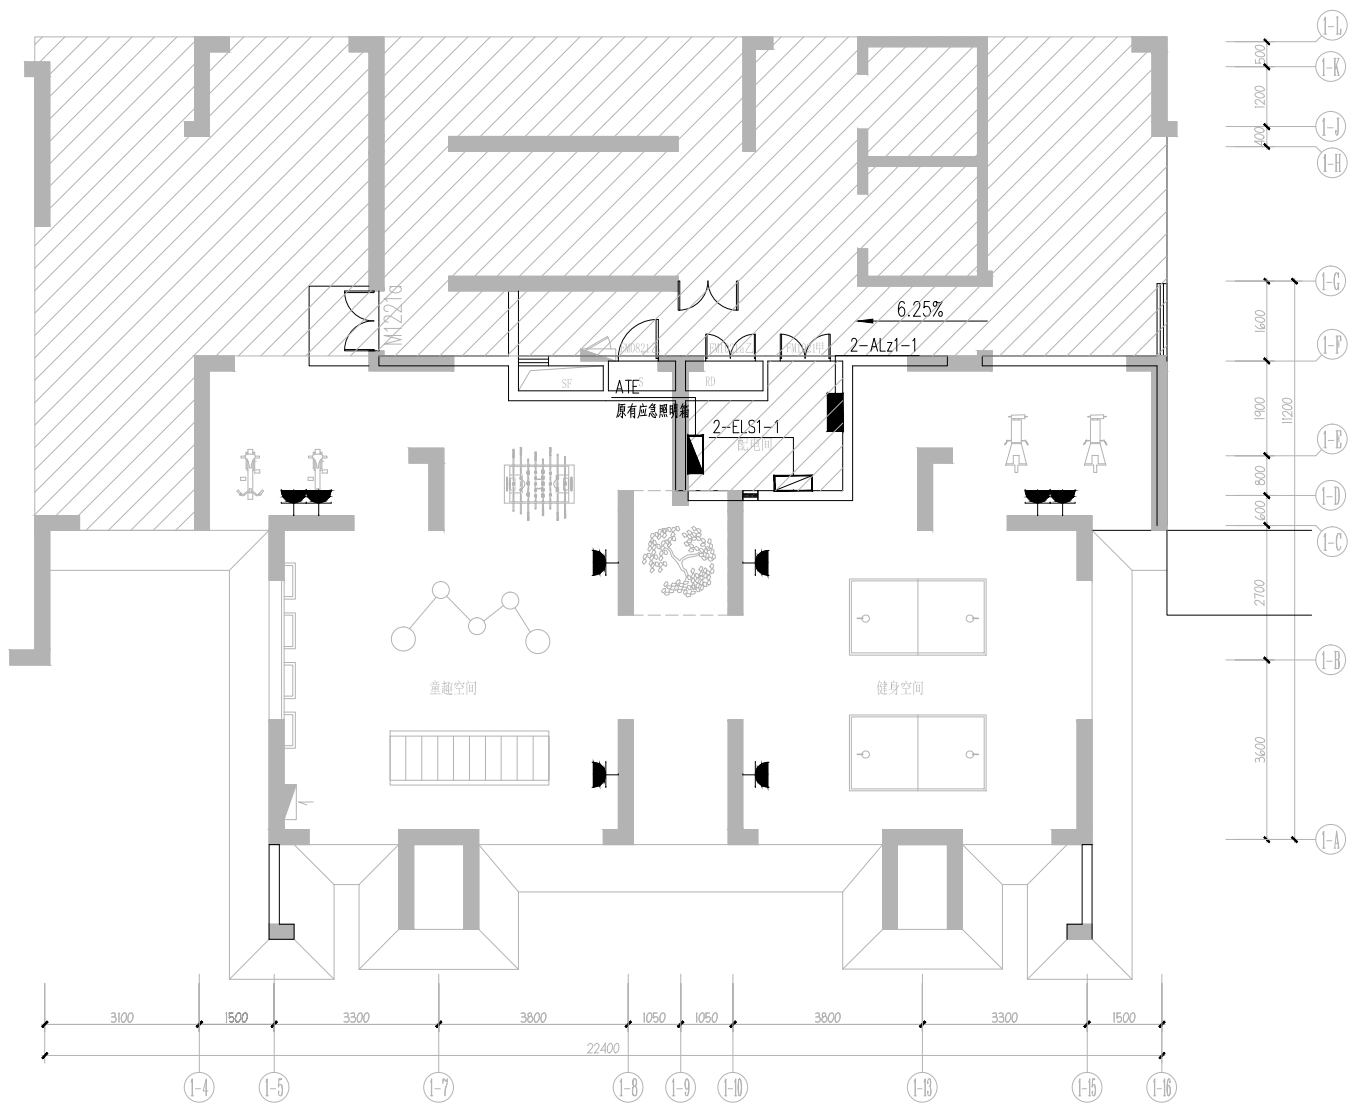

泽丰家园架空层电气平面图 1:100

设计单位



杭州泰和景观设计有限公司
— Since 1989 —

— 风景园林工程设计专项甲级 —
— 设计证书编号: A23000582 —
— 道路工程勘察设计专业乙级 —
— 设计证书编号: A23000582 —
— 建筑工程专业乙级 —
— 设计证书编号: A23000582 —


建设单位

工程名称

平阳县昆阳镇城东
环境改造提升工程(未来社区)

工程编号			
子 项			
类 别	实 名	签 名	
审 定			
审 核			
工程负责人			
专业负责人			
校 对			
设 计			
绘 图			
会签栏			
建 筑		电 气	
结 构		暖 通	
给排水		弱 电	
图纸名称			
泰和家园架空层电气平面图			
专业	电 气	设计阶段	初步设计
图号	电初-06	修改版次	
出图盖章			

泰和家园架空层电气平面图 1:100

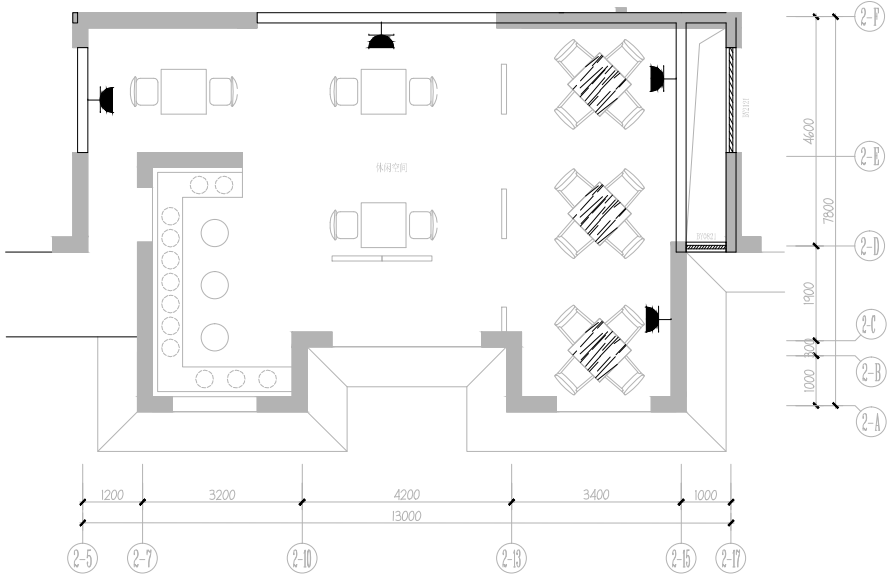

设计单位



杭州园林景观设计有限公司
— Since 1989 —


— 风景园林工程设计专项甲级 —
— 设计证书编号: A23000582 —
— 道路工程勘察设计专业乙级 —
— 设计证书编号: A23000582 —
— 建筑工程专业乙级 —
— 设计证书编号: A23000582 —

建设单位

工程名称

平阳县昆阳镇城东
环境改造提升工程(未来社区)

工程编号			
子项	实 名	签 名	
类别			
审定			
审核			
工程负责人			
专业负责人			
校对			
设计			
绘图			
会签栏			
建 筑		电 气	
结 构		暖 通	
给排水		弱 电	
图纸名称			
泽丰家园架空层应急照明平面图			
专业	电气	设计阶段	初步设计
图号	电初-07	修改版次	
出图盖章			

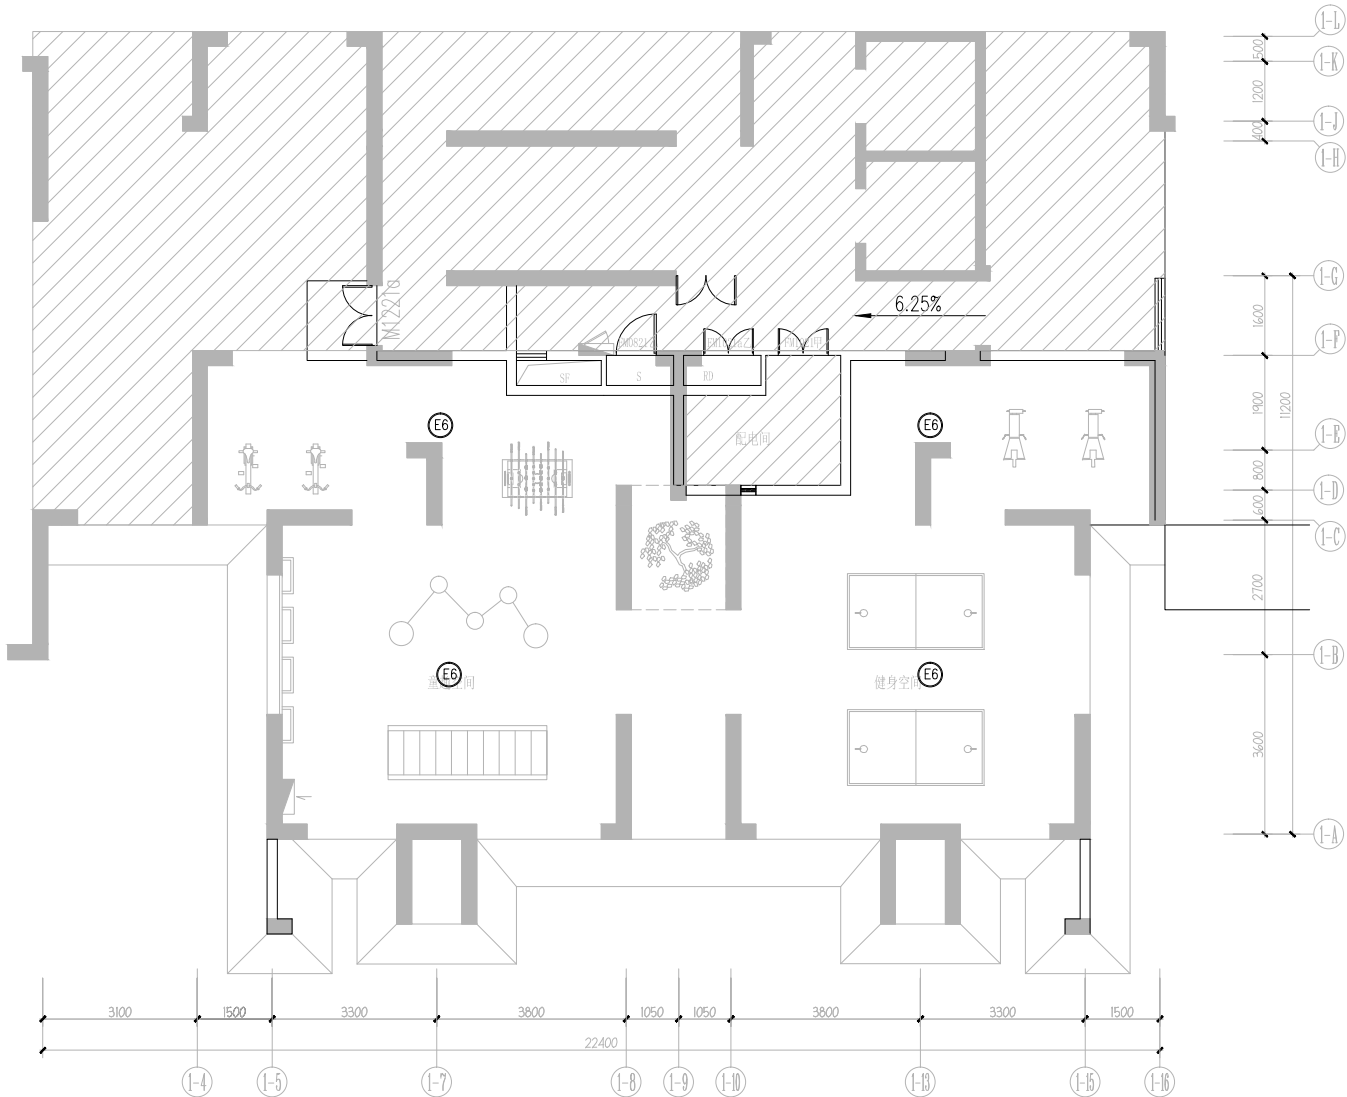

泽丰家园架空层应急照明平面图 1:100

设计单位



杭州园林景观设计有限公司
— Since 1989 —

—— 风景园林工程设计专项甲级 ——
—— 设计证书编号: A23000582 ——
—— 道路工程勘察设计专业乙级 ——
—— 设计证书编号: A23000582 ——
—— 建筑工程专业乙级 ——
—— 设计证书编号: A23000582 ——

建设单位

工程名称

平阳县昆阳镇城东
环境改造提升工程（未来社区）


工程编号		
子项	实 名	签 名
类别		
审定		
审核		
工程负责人		
专业负责人		
校对		
设计		
绘图		
会签栏		
建筑	电 气	
结构	暖通	
给排水	弱电	

图纸名称

育幼中心一层电气平面图

专业	电气	设计阶段	初步设计
图号	电初-08	修改版次	

出图盖章

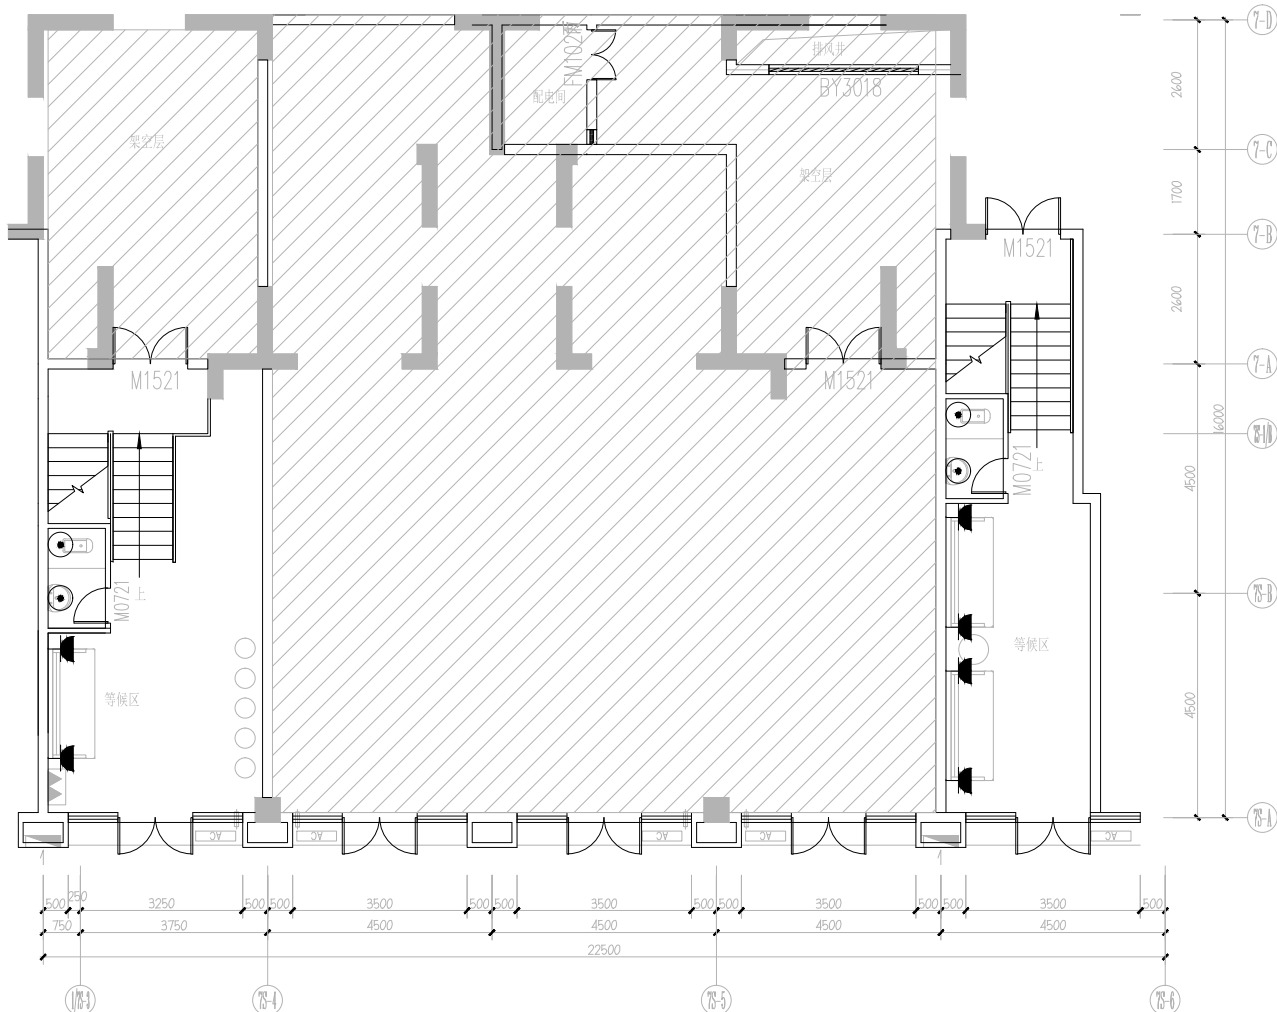

育幼中心一层电气平面图 1:100

设计单位



杭州怀远设计有限公司
— Since 1989 —

— 风景园林工程设计专项甲级 —
— 设计证书编号: A23000582 —
— 道路工程勘察设计专业乙级 —
— 设计证书编号: A23000582 —
— 建筑工程专业乙级 —
— 设计证书编号: A23000582 —


建设单位

工程名称

平阳县昆阳镇城东
环境改造提升工程(未来社区)

工程编号		
子项	实 名	签 名
类别		
审定		
审核		
工程负责人		
专业负责人		
校对		
设计		
绘图		
会签栏		
建筑	电 气	
结构	暖 通	
给排水	弱 电	
图纸名称		
育幼中心一层应急照明平面图		
专业	电 气	设计阶段 初步设计
图号	电初-10	修改版次
出图盖章		

育幼中心一层应急照明平面图 1:100

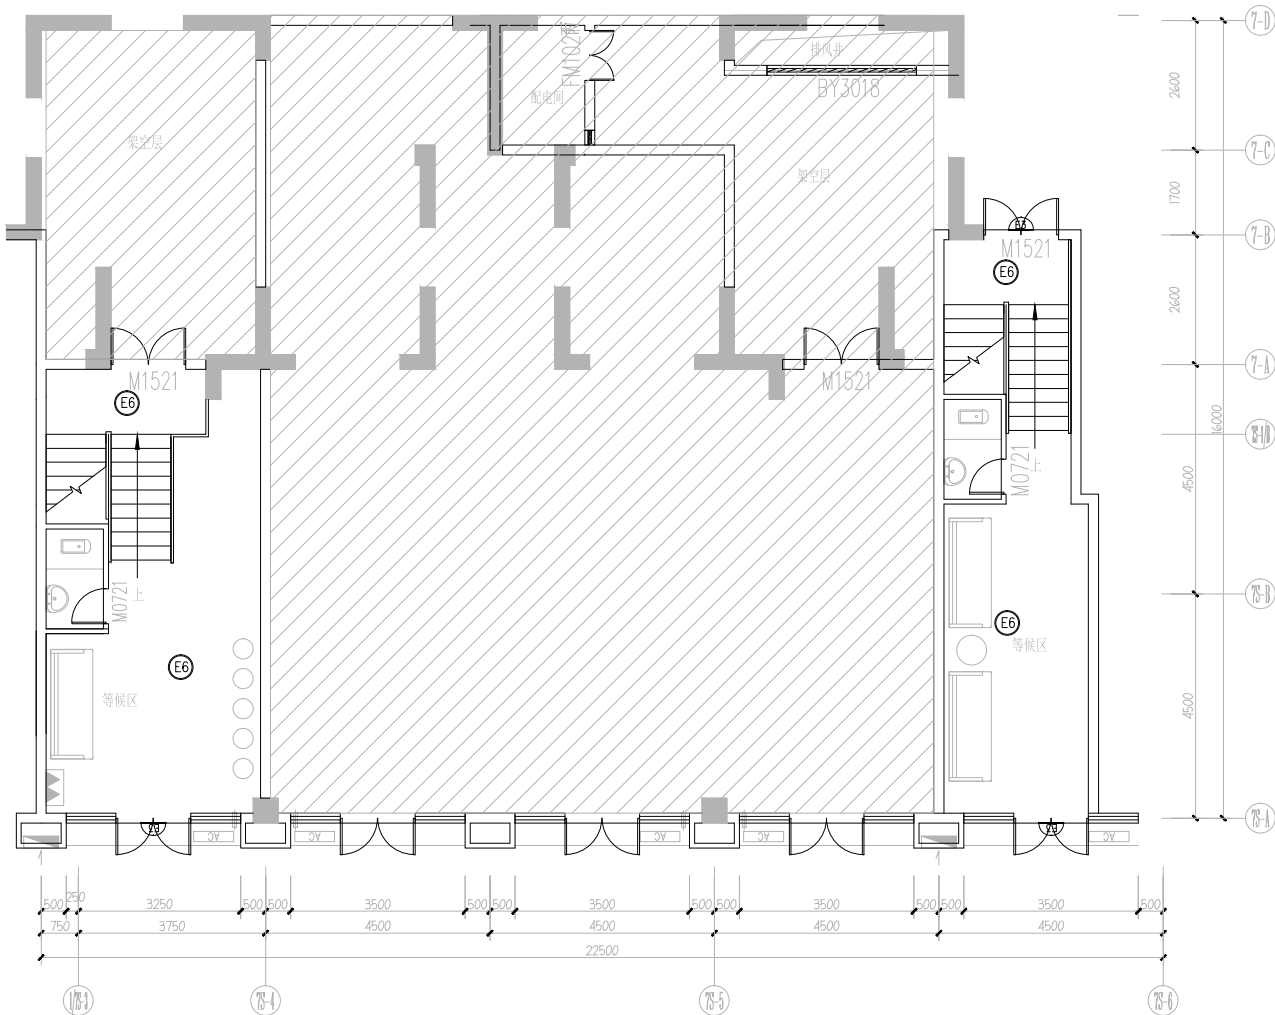

设计单位



杭州双明设计有限公司
— Since 1989 —


— 风景园林工程设计专项甲级 —
— 设计证书编号: A23000582 —
— 道路工程勘察设计专业乙级 —
— 设计证书编号: A23000582 —
— 建筑工程专业乙级 —
— 设计证书编号: A23000582 —

建设单位

工程名称

平阳县昆阳镇城东
环境改造提升工程（未来社区）

工程编号		
子项		
类别	实 名	签 名
审 定		
审 核		
工程负责人		
专业负责人		
校 对		
设 计		
绘 图		
会签栏		
建 筑		电 气
结 构		暖 通
给排水		弱 电
图纸名称	育幼中心二层应急照明平面图	
专业	电气	设计阶段 初步设计
图号	电初-11	修改版次
出图盖章		

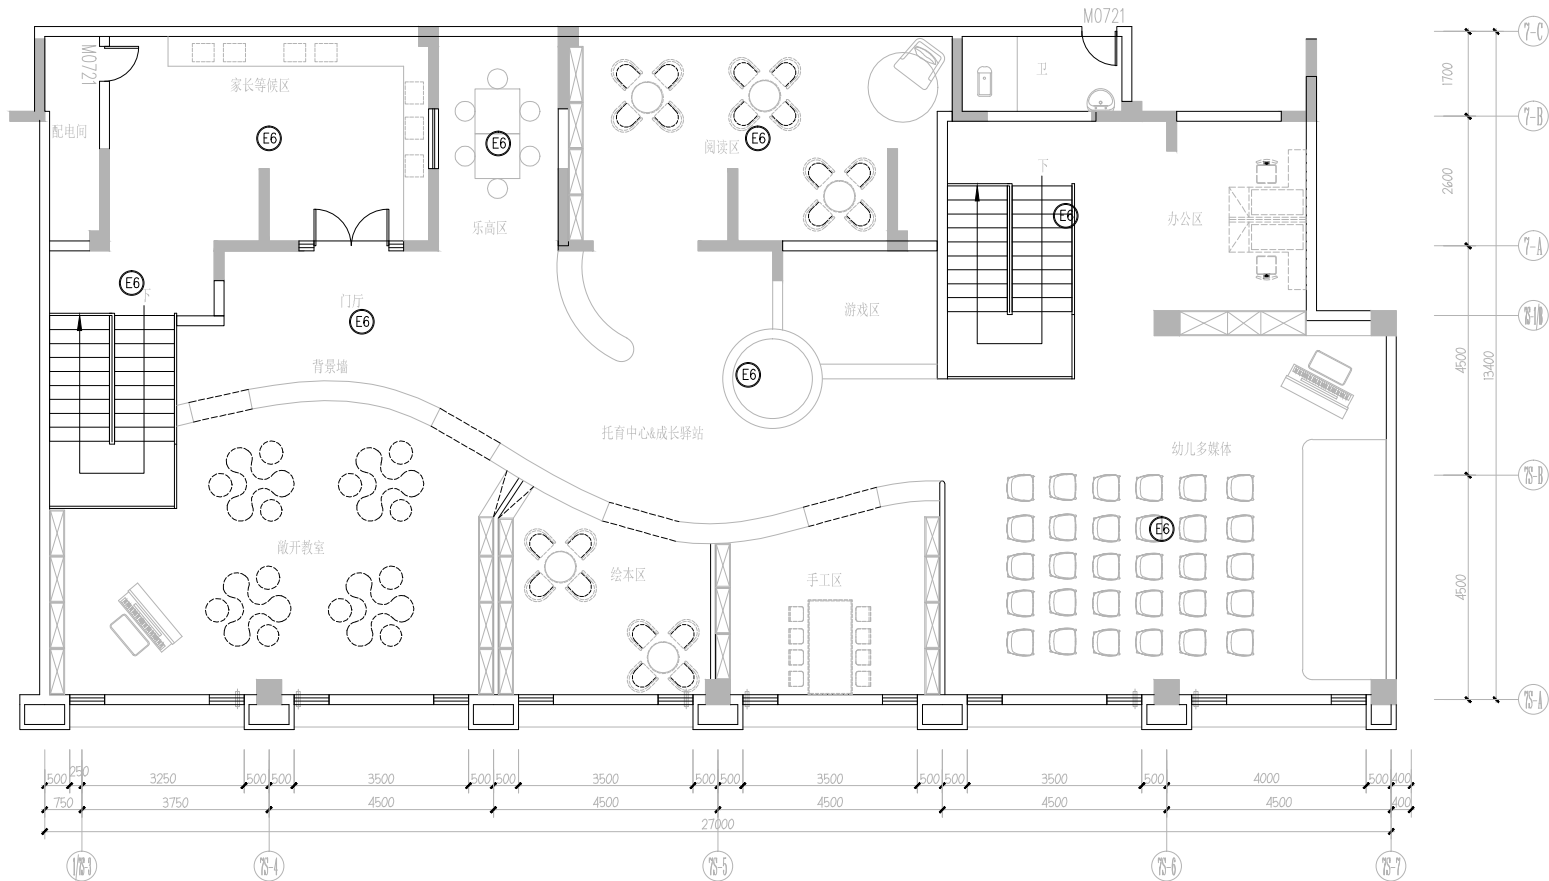

育幼中心二层应急照明平面图 1:100

设计单位



杭州怀远设计有限公司
— Since 1989 —

— 风景园林工程设计专项甲级 —
— 设计证书编号: A23000582 —
— 道路工程勘察设计专业乙级 —
— 设计证书编号: A23000582 —
— 建筑工程专业乙级 —
— 设计证书编号: A23000582 —

建设单位

工程名称

平阳县昆阳镇城东
环境改造提升工程（未来社区）


工程编号		
子项	实 名	签 名
类 别		
审 定		
审 核		
工程负责人		
专业负责人		
校 对		
设 计		
绘 图		
会签栏		
建 筑	电 气	
结 构	暖 通	
给排水	弱 电	

图纸名称


快递能量站电气平面图

专业	电 气	设计阶段	初步设计
图号	电初-12	修改版次	

出图盖章

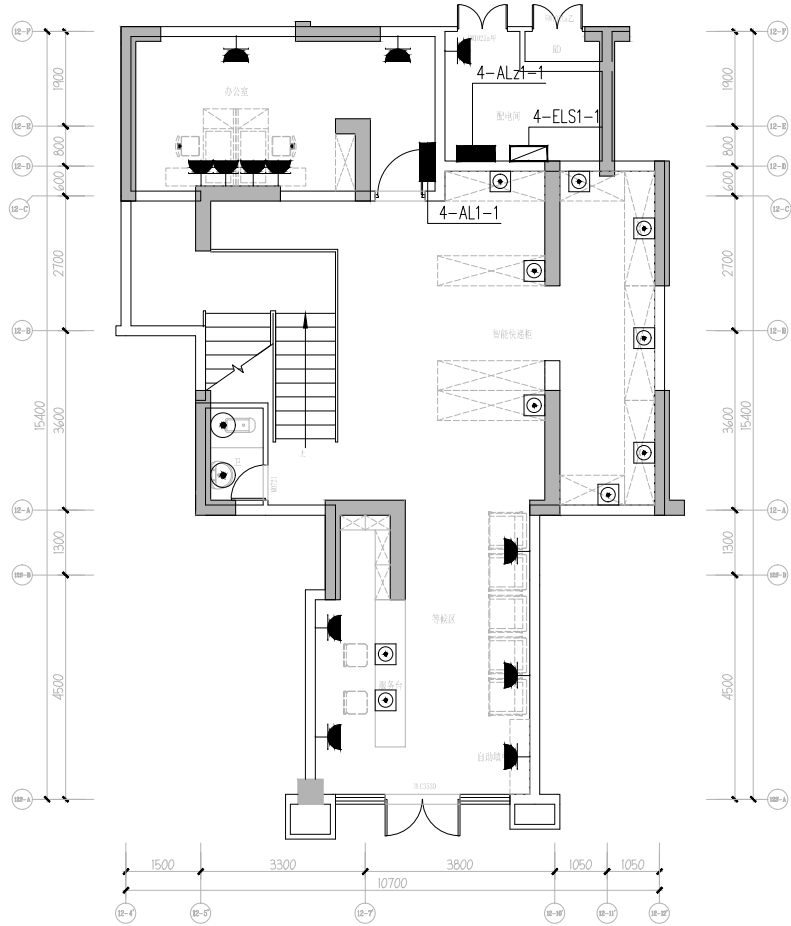

快递能量站一层电气平面图 1:100

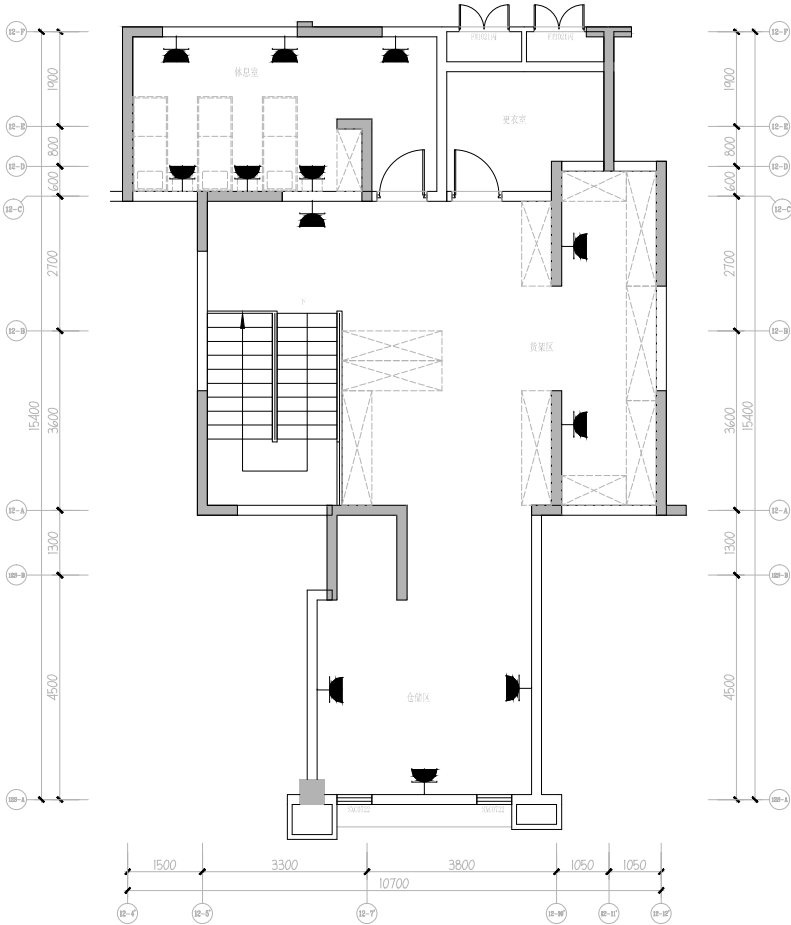

快递能量站二层电气平面图 1:100

设计单位



杭州双明设计有限公司
Shine 1585

—— 风景园林工程设计专项甲级 ——
—— 设计证书编号: A23000582 ——
—— 道路工程勘察设计专业乙级 ——
—— 设计证书编号: A23000582 ——
—— 建筑工程专业乙级 ——
—— 设计证书编号: A23000582 ——

建设单位

工程名称

平阳县昆阳镇城东
环境改造提升工程（未来社区）

工程编号		
子项	实 名	签 名
类 别		
审 定		
审 核		
工程负责人		
专业负责人		
校 对		
设 计		
绘 图		
会签栏		
建 筑	电 气	
结 构	暖 通	
给排水	弱 电	


图纸名称

快递能量站应急照明平面图


专业	电气	设计阶段	初步设计
图号	电初-13	修改版次	

出图盖章

未盖技术出图章 本图纸无效

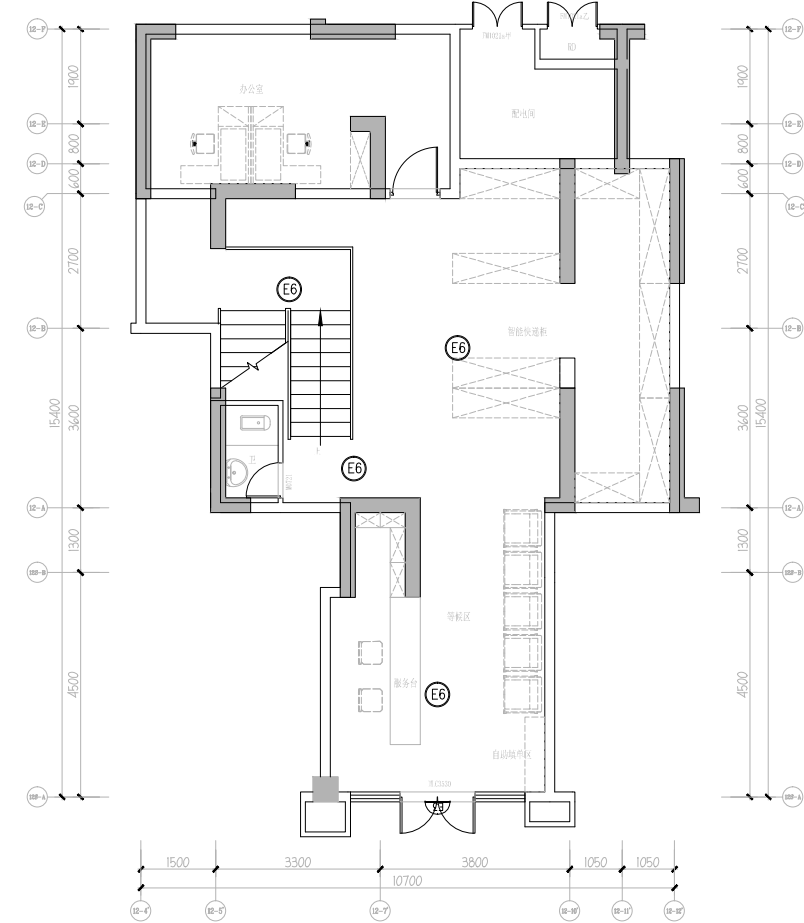

快递能量站一层应急照明平面图 1:100

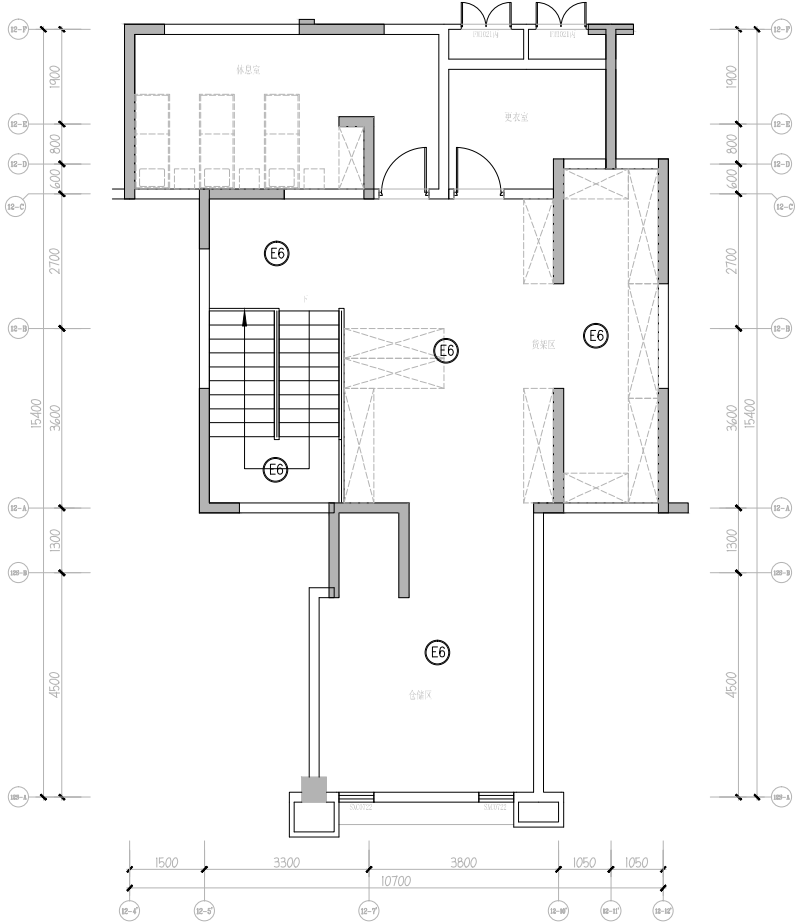

快递能量站二层应急照明平面图 1:100

设计单位



杭州怀远设计有限公司
— Since 1989 —


— 风景园林工程设计专项甲级 —
— 设计证书编号: A23000582 —
— 道路工程勘察设计专业乙级 —
— 设计证书编号: A23000582 —
— 建筑工程专业乙级 —
— 设计证书编号: A23000582 —

建设单位


工程名称

平阳县昆阳镇城东
环境改造提升工程（未来社区）

工程编号		
子项	实 名	签 名
类别		
审定		
审核		
工程负责人		
专业负责人		
校对		
设计		
绘图		
会签栏		
建 筑	电 气	
结 构	暖 通	
给排水	弱 电	
图纸名称	儿童之家电气平面图	
专业	电气	设计阶段 初步设计
图号	电初-14	修改版次
出图盖章		

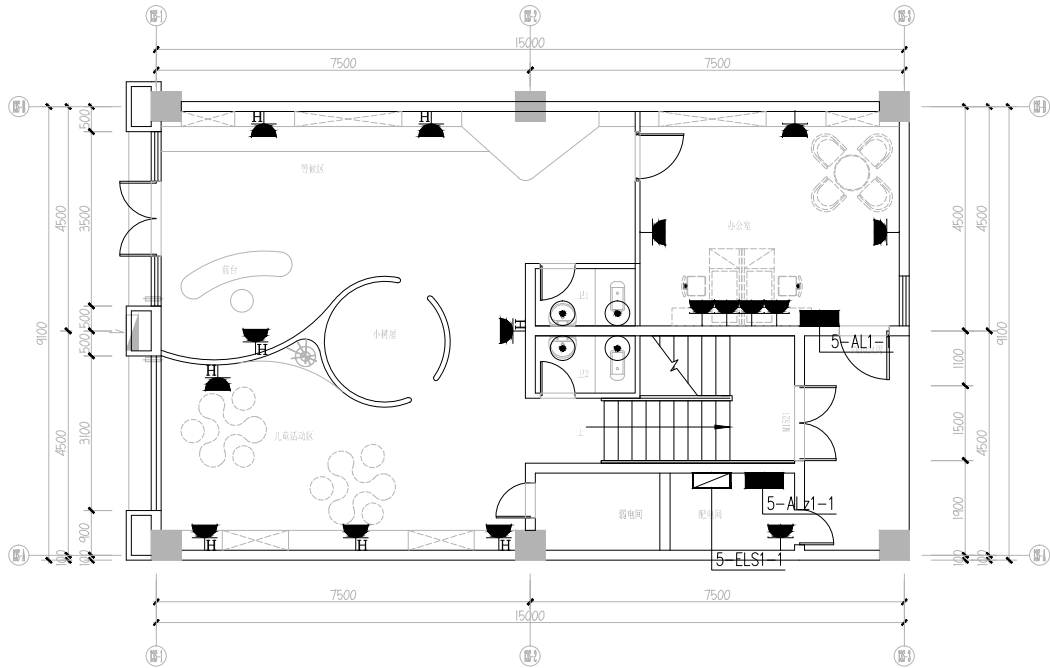

儿童之家一层电气平面图 1:100

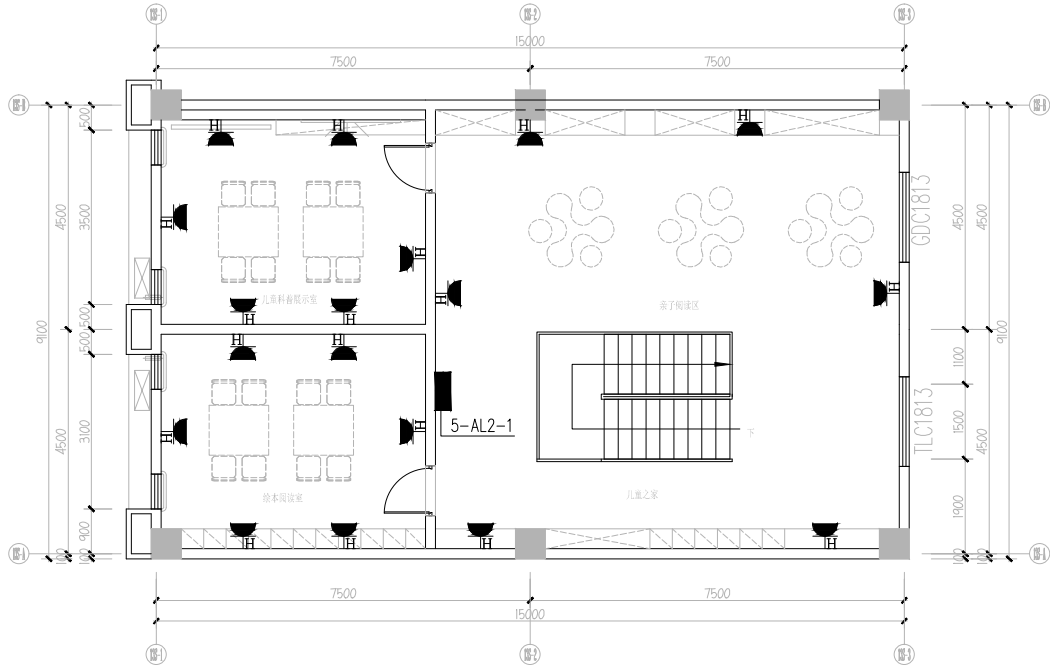

儿童之家二层电气平面图 1:100

设计单位



杭州怀远设计有限公司
— Since 1989 —


— 风景园林工程设计专项甲级 —
— 设计证书编号: A23000582 —
— 道路工程勘察设计专业乙级 —
— 设计证书编号: A23000582 —
— 建筑工程专业乙级 —
— 设计证书编号: A23000582 —

建设单位


工程名称

平阳县昆阳镇城东
环境改造提升工程（未来社区）

工程编号			
子 项			
类 别	实 名	签 名	
审 定			
审 核			
工程负责人			
专业负责人			
校 对			
设 计			
绘 图			
会签栏			
建 筑		电 气	
结 构		暖 通	
给排水		弱 电	
图纸名称			
儿童之家应急照明平面图			
专业	电 气	设计阶段	初步设计
图号	电初-15	修改版次	
出图盖章			

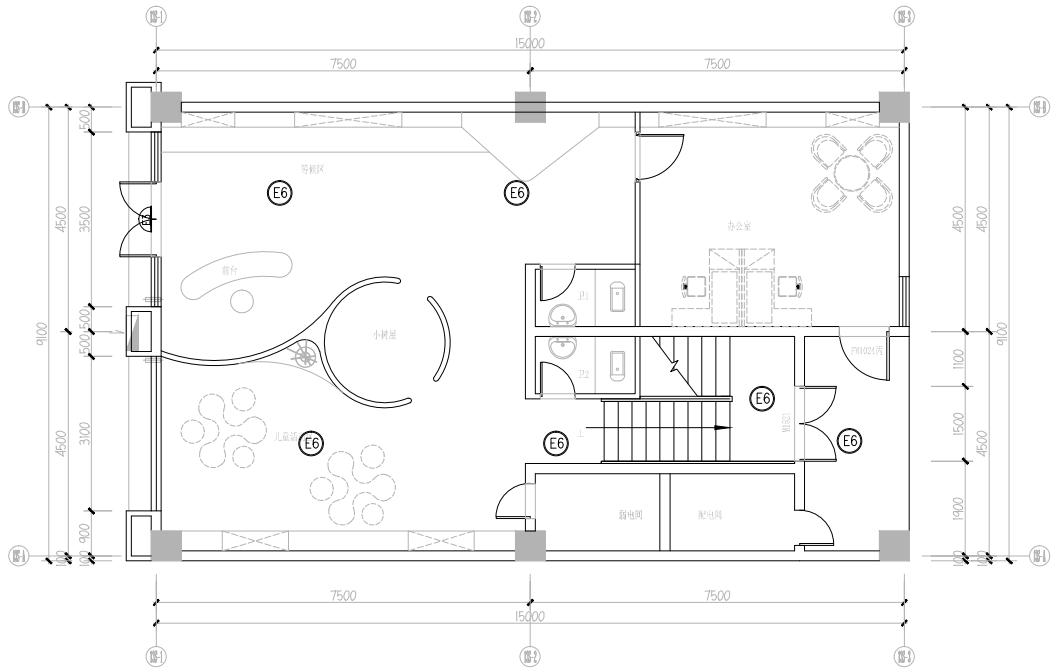

儿童之家一层应急照明平面图 1:100

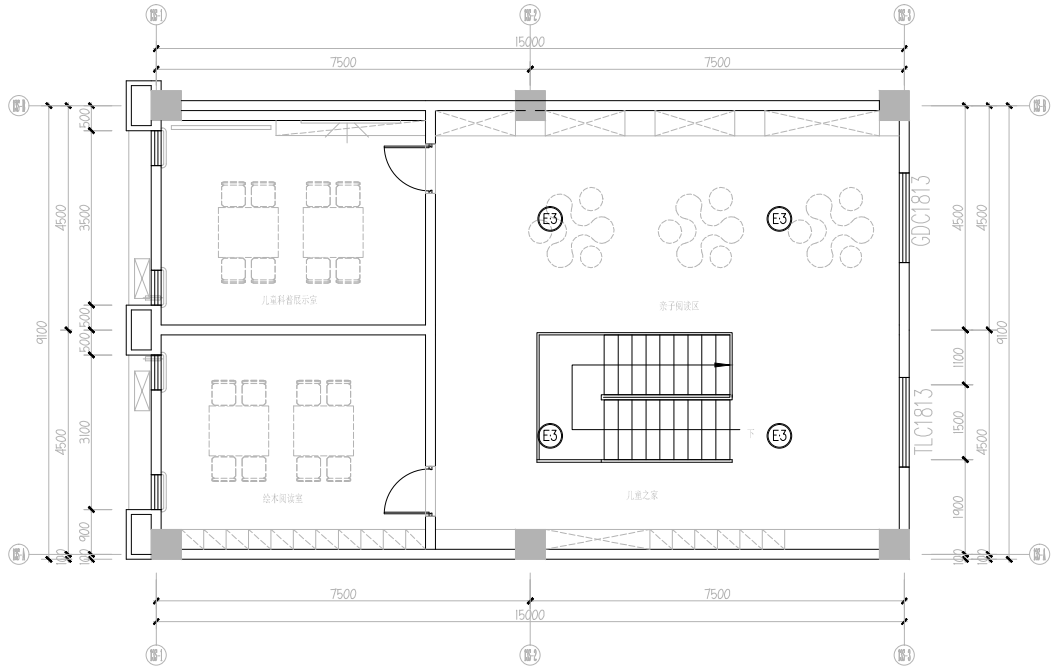

儿童之家二层应急照明平面图 1:100

设计单位



杭州驿棠设计有限公司
— Since 1989 —

— 风景园林工程设计专项甲级 —
— 设计证书编号: A23000582 —
— 道路工程勘察设计专业乙级 —
— 设计证书编号: A23000582 —
— 建筑工程专业乙级 —
— 设计证书编号: A23000582 —

建设单位

工程名称

平阳县昆阳镇城东
环境改造提升工程（未来社区）


工程编号		
子项	实 名	签 名
类 别		
审 定		
审 核		
工程负责人		
专业负责人		
校 对		
设 计		
绘 图		
会签栏		
建 筑	电 气	
结 构	暖 通	
给排水	弱 电	

图纸名称

幸福市集一层电气平面图

专业	电气	设计阶段	初步设计
图号	电初-16	修改版次	

出图盖章

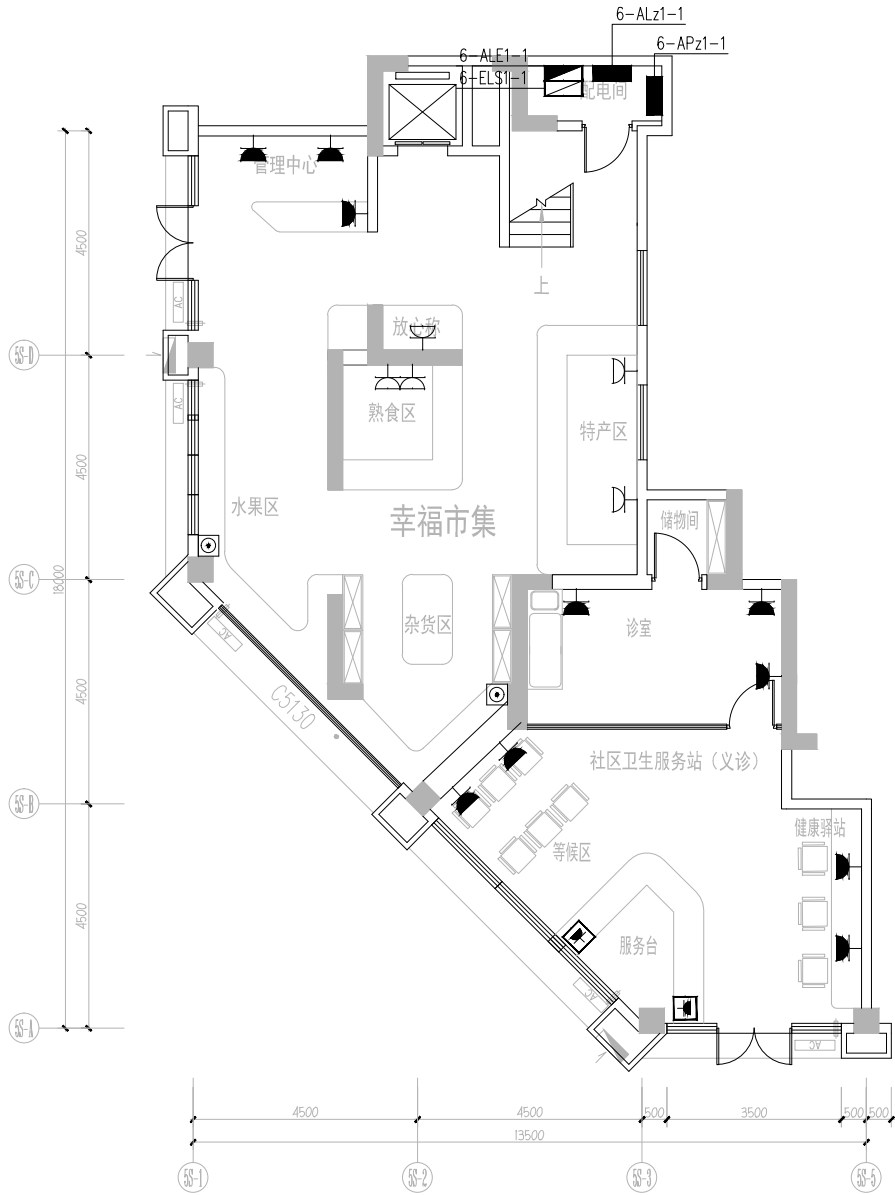

幸福市集一层电气平面图 1:100

— 风景园林工程设计专项甲级 —
设计证书编号: A233006582 —
— 道路工程桥梁工程专业乙级 —
设计证书编号: A233006582 —
— 建筑工程专业乙级 —
设计证书编号: A233006582 —

工程名称	平阳县昆阳镇城东 环境改造提升工程（未来社区）
------	----------------------------

工程编号		
子项		
类别	实 名	签 名
审 定		
审 核		
工程负责人		
专业负责人		
校 对		
设 计		
绘 图		
会签栏		
建 筑	电 气	
结 构	暖 通	
给排水	弱 电	

幸福市集二层电气平面图

专业	电气	设计阶段	初步设计
图号	电初-17	修改版次	

未盖技术出图章 本图纸无效

A3 420X297

设计单位




杭州国华设计有限公司
— Since 1989 —

— 风景园林工程设计专项甲级 —
— 设计证书编号: A230006582 —
— 道路工程勘察设计专业乙级 —
— 设计证书编号: A230006582 —
— 建筑工程专业乙级 —
— 设计证书编号: A230006582 —

建设单位

工程名称

平阳县昆阳镇城东
环境改造提升工程（未来社区）

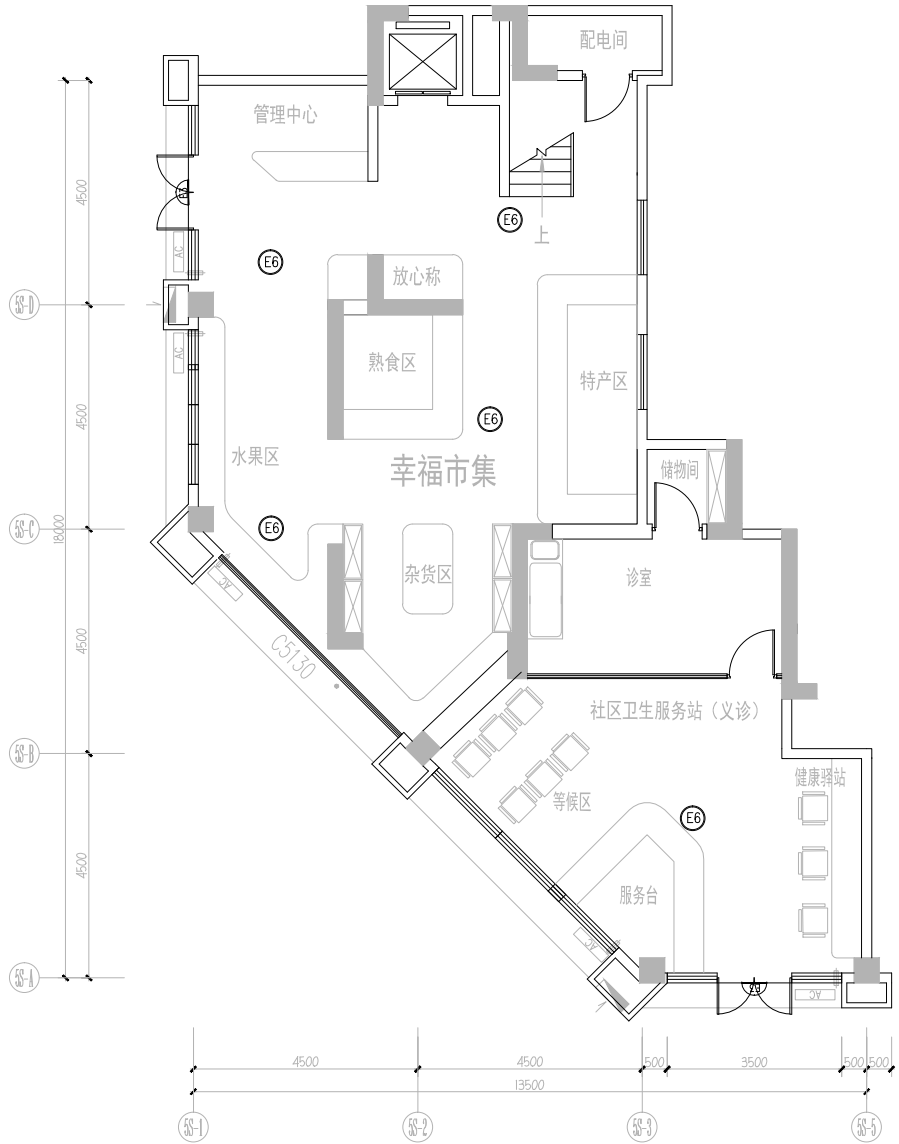

幸福市集一层应急照明平面图 1:100

工程编号			
子项			
类别	实 名	签 名	
审 定			
审 核			
工程负责人			
专业负责人			
校 对			
设 计			
绘 图			
会签栏			
建 筑	电 气		
结 构	暖 通		
给排水	弱 电		

图纸名称

图纸名称

幸福市集一层应急照明平面图

专业	电气	设计阶段	初步设计
图号	电初-18	修改版次	

出图盖章

未盖技术出图章 本图纸无效

设计单位



杭州园林景观设计有限公司
— Since 1989 —

— 风景园林工程设计专项甲级 —
— 设计证书编号: A230006582 —
— 道路工程勘察设计专业乙级 —
— 设计证书编号: A230006582 —
— 建筑工程专业乙级 —
— 设计证书编号: A230006582 —

建设单位

工程名称

平阳县昆阳镇城东
环境改造提升工程(未来社区)

工程编号

子项

类别

审定

审核

工程负责人

专业负责人

校对

设计

绘图

会签栏

建筑


结构

给排水

幸福市集二层应急照明平面图

专业	电气	设计阶段	初步设计
图号	电初-19	修改版次	

出图盖章

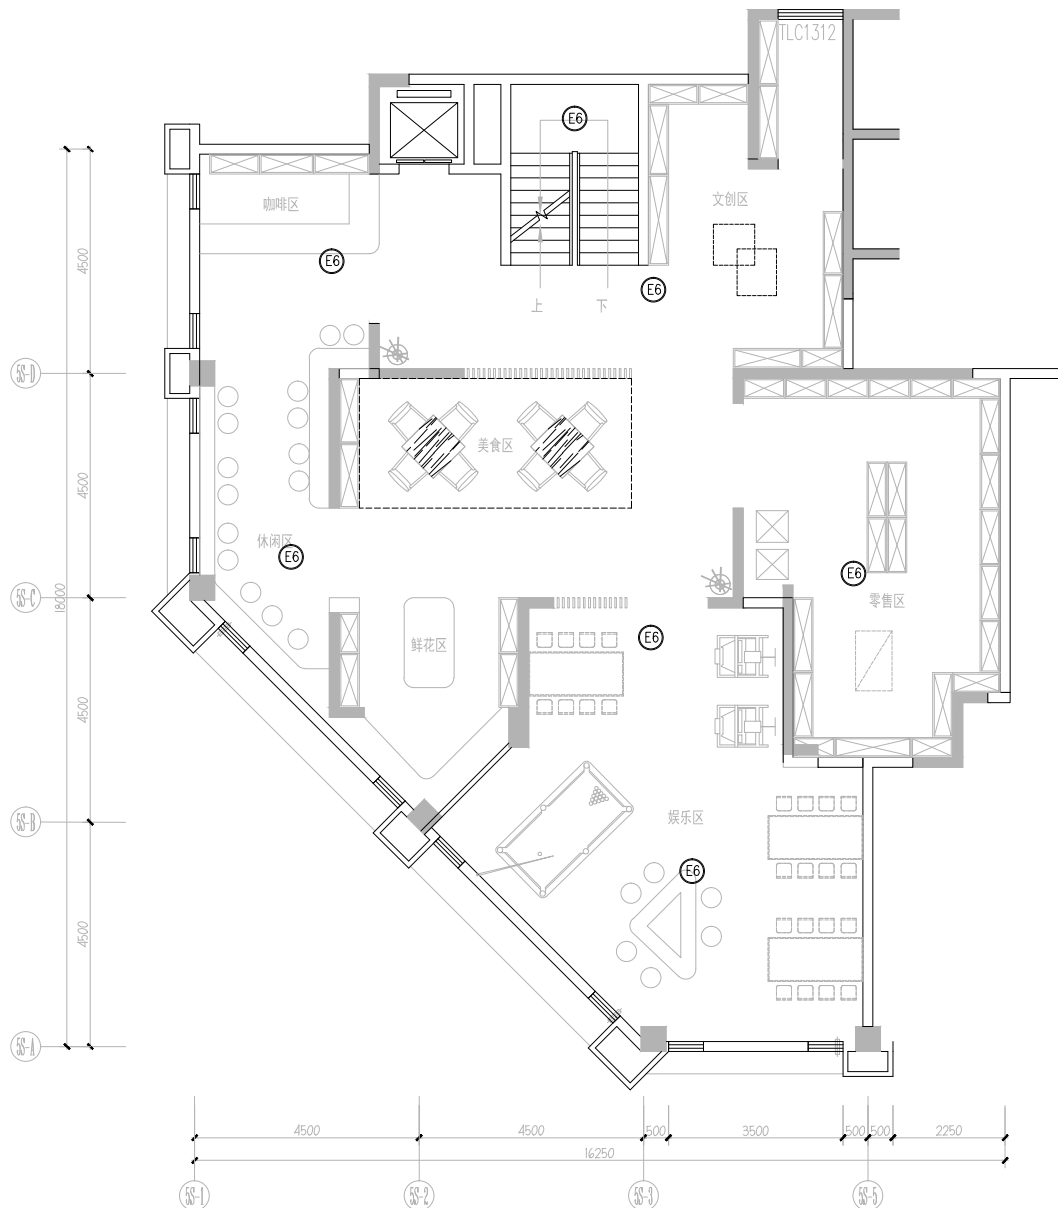

幸福市集二层应急照明平面图 1:100

设计单位



杭州园林景观设计有限公司
— Since 1989 —
— 风景园林工程设计专项甲级 —
— 设计证书编号: A23000582 —
— 道路工程勘察设计专业乙级 —
— 设计证书编号: A23000582 —
— 建筑工程专业乙级 —
— 设计证书编号: A23000582 —

建设单位

工程名称

平阳县昆阳镇城东
环境改造提升工程(未来社区)

工程编号		
子项	实 名	签 名
类别		
审定		
审核		
工程负责人		
专业负责人		
校对		
设计		
绘图		
会签栏		
建 筑	电 气	
结 构	暖 通	
给排水	弱 电	

图纸名称


共享书屋一层电气平面图

专业	电气	设计阶段	初步设计
图号	电初-20	修改版次	

出图盖章

未盖技术出图章 本图纸无效

A3 420X297

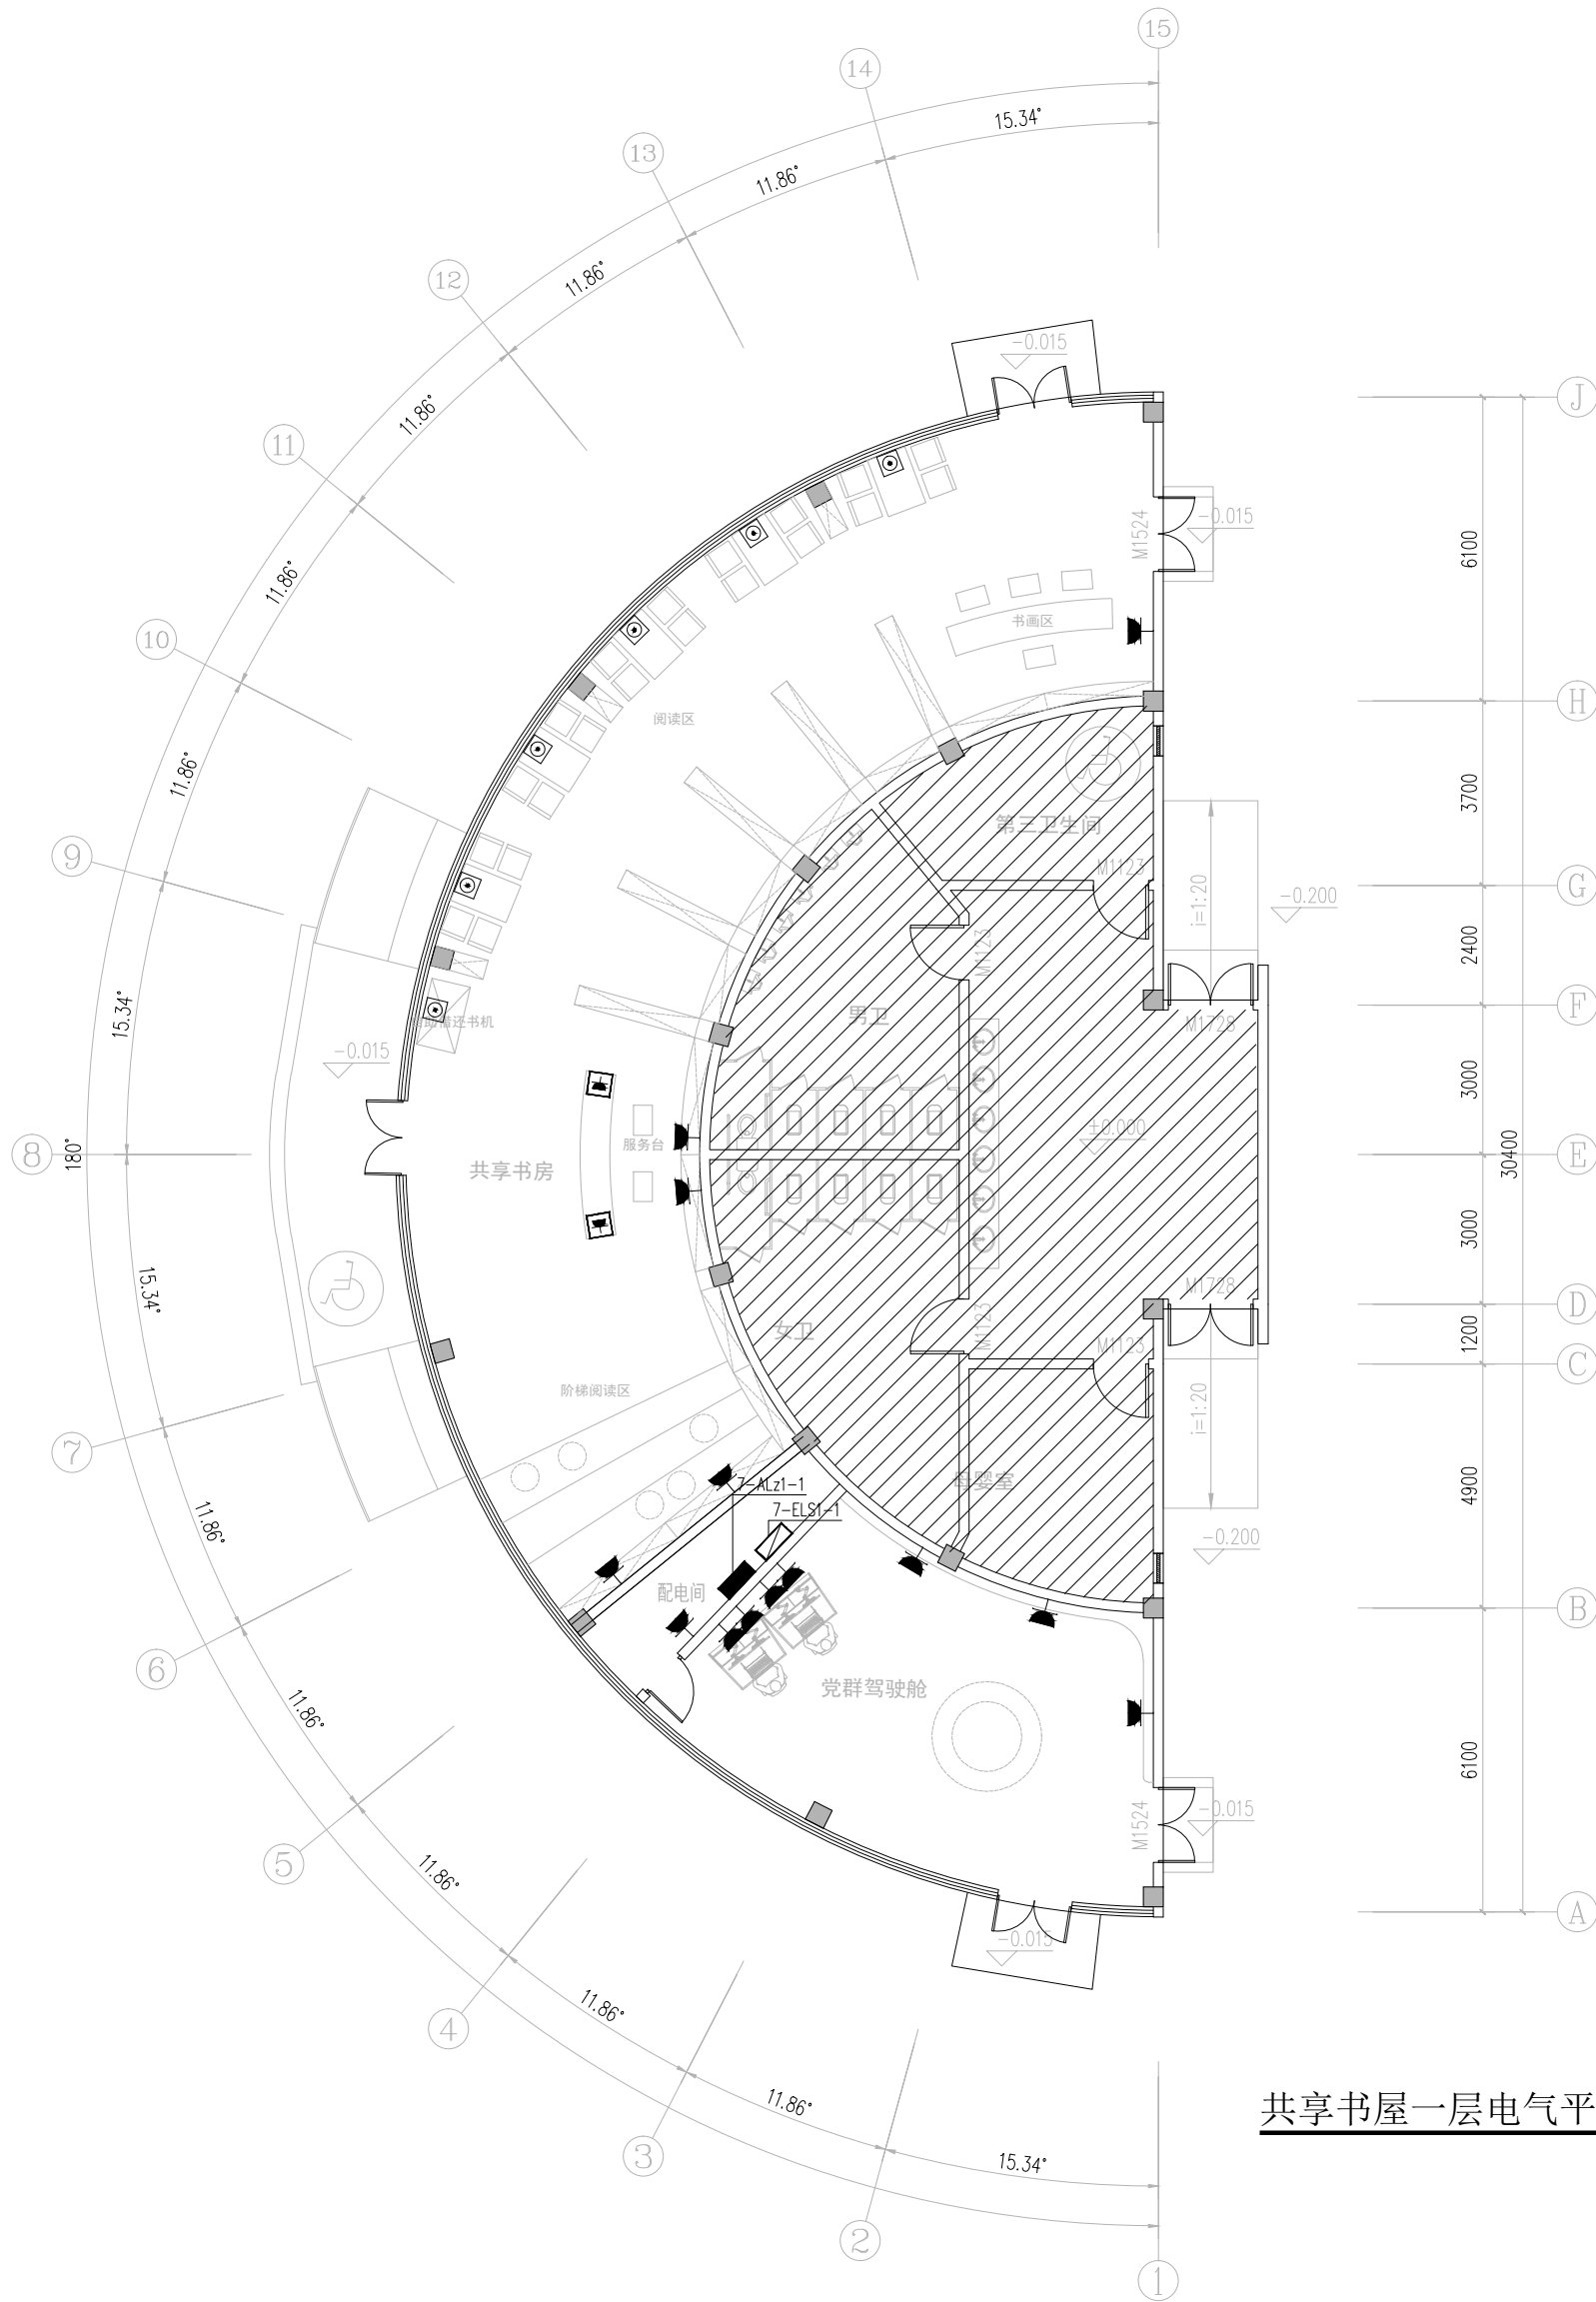

共享书屋一层电气平面图 1:100

设计单位



杭州园林景观设计有限公司
Shine 1989

—— 风景园林工程设计专项甲级 ——
—— 设计证书编号: A23000582 ——
—— 道路工程勘察设计专业乙级 ——
—— 设计证书编号: A23000582 ——
—— 建筑工程专业乙级 ——
—— 设计证书编号: A23000582 ——

建设单位

工程名称

平阳县昆阳镇城东
环境改造提升工程(未来社区)

工程编号

子项

类别

审定

审核

工程负责人

专业负责人

校对

设计

绘图

会签栏

建筑

结构

给排水

电气
暖通
弱电


共享书屋一层应急照明平面图

专业	电气	设计阶段	初步设计
图号	电初-21	修改版次	




出图盖章

未盖技术出图章 本图纸无效

A3 420X297

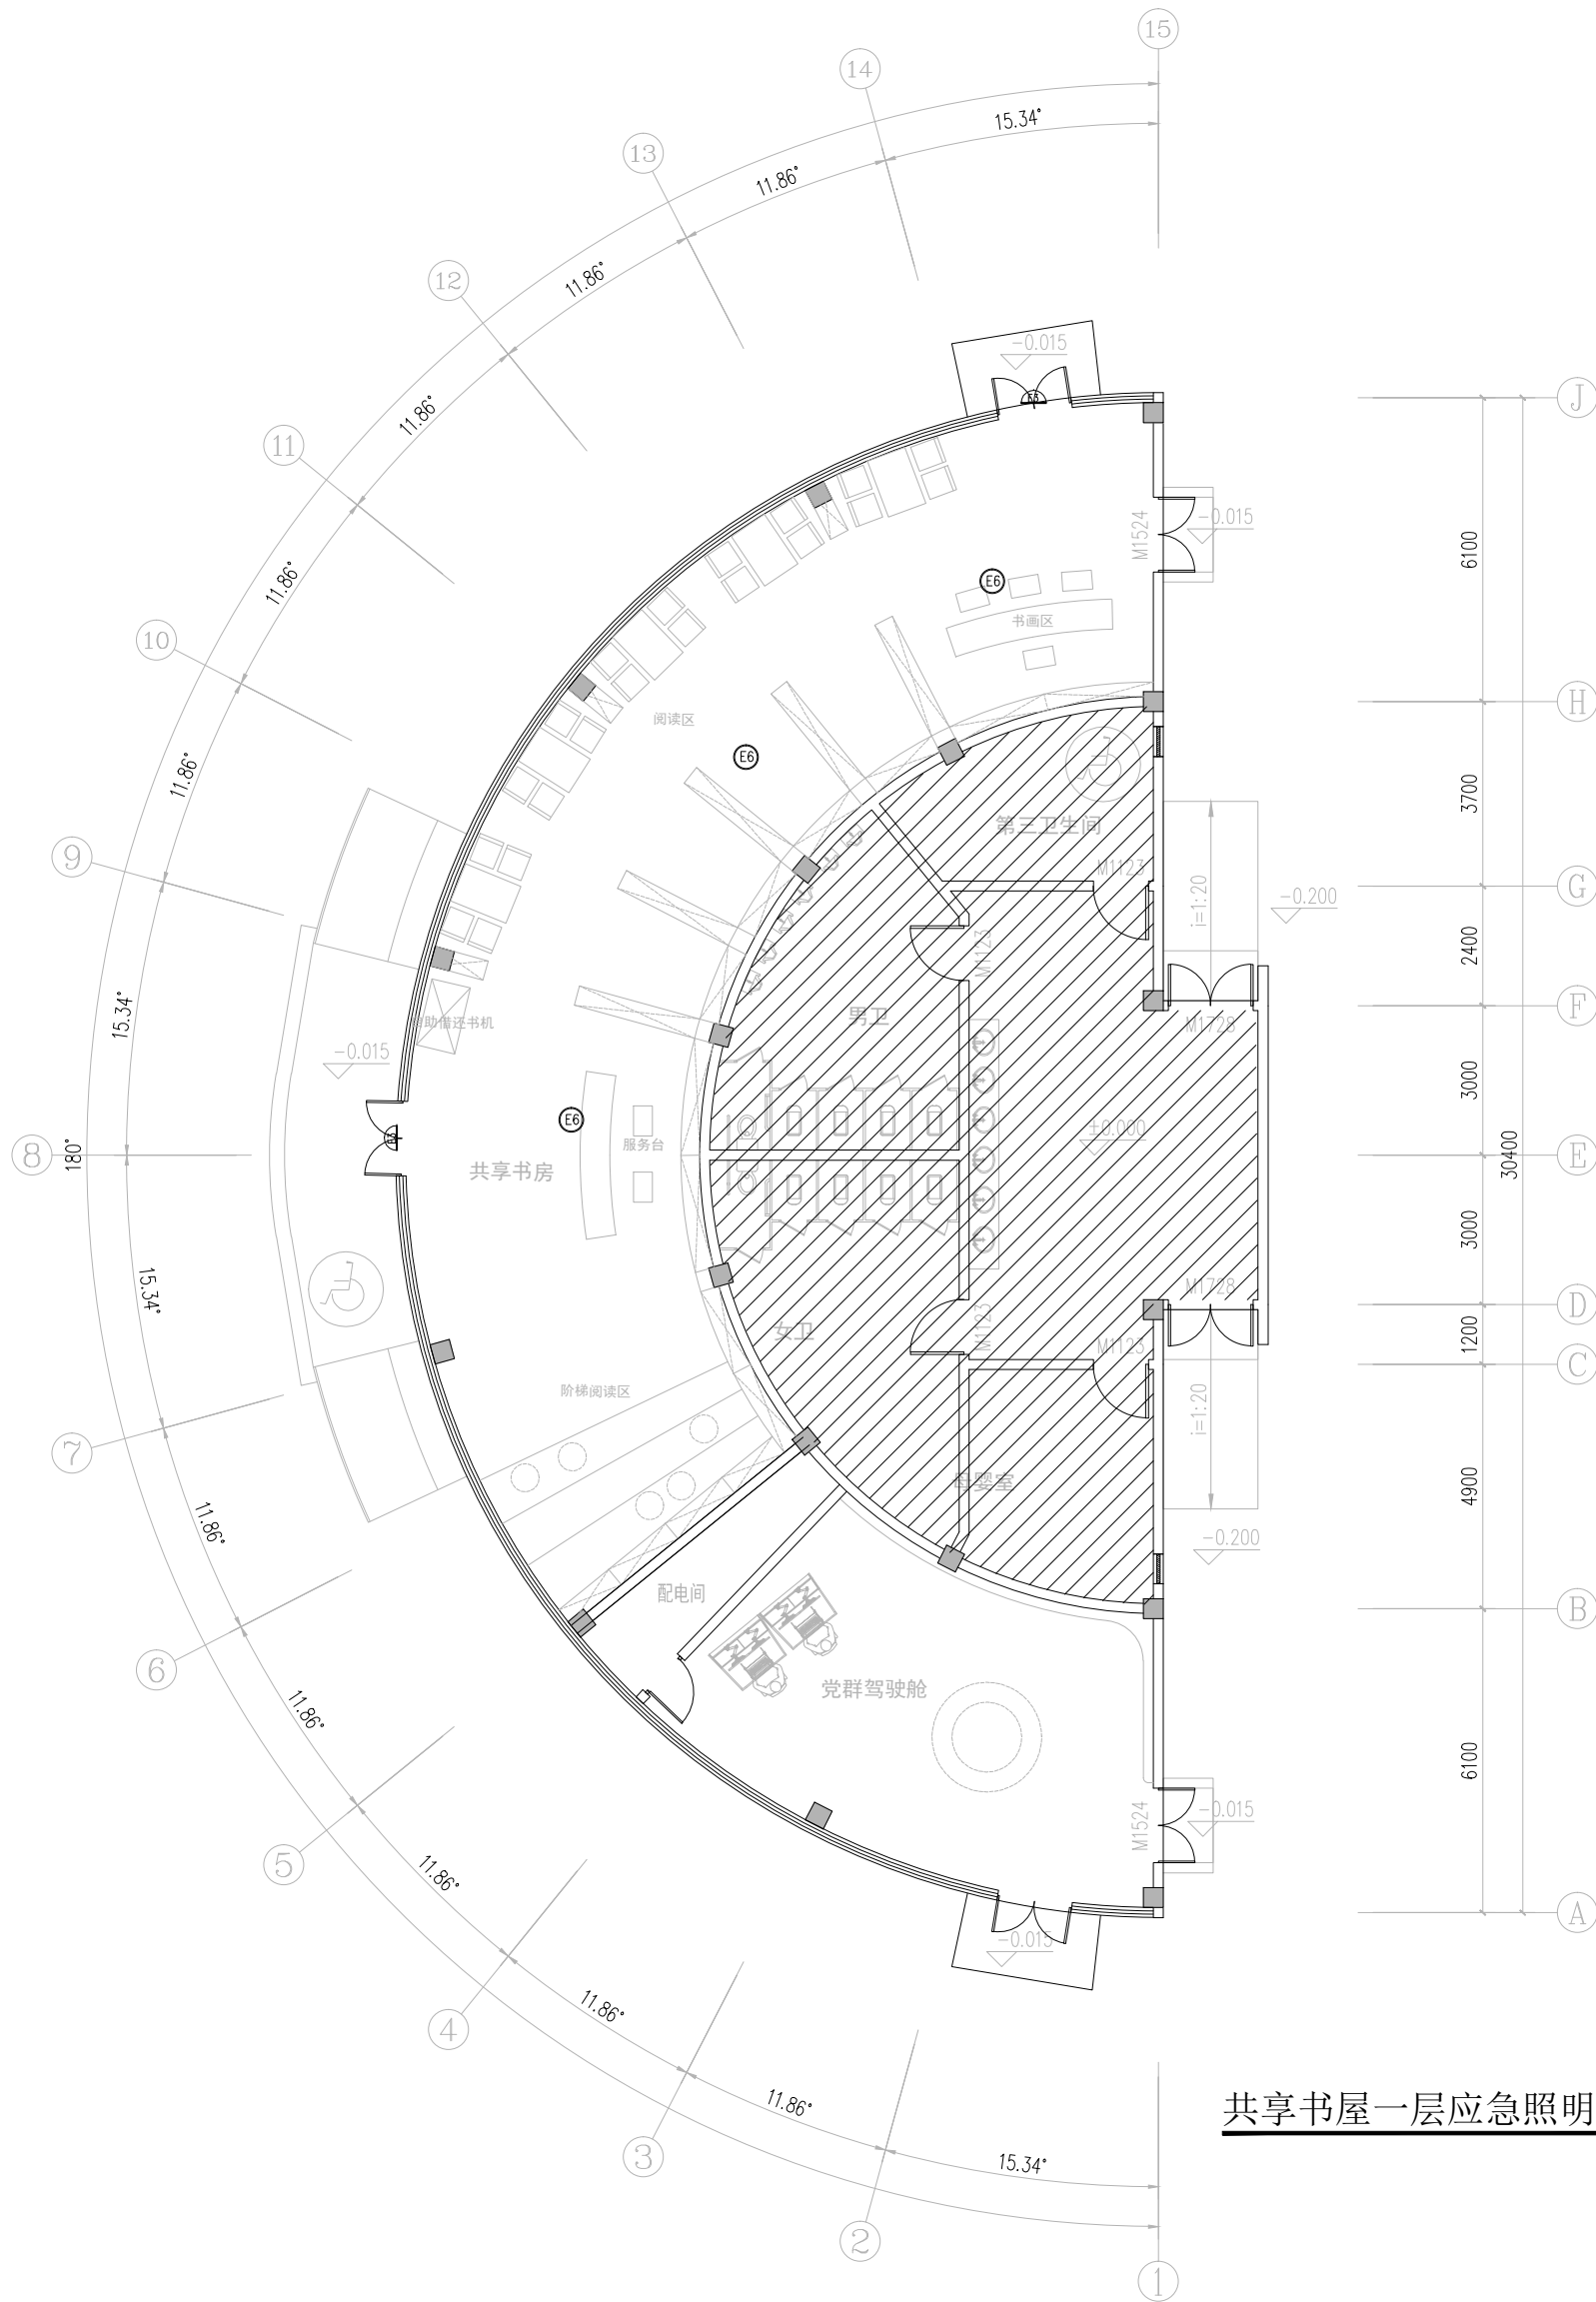

共享书屋一层应急照明平面图 1:100

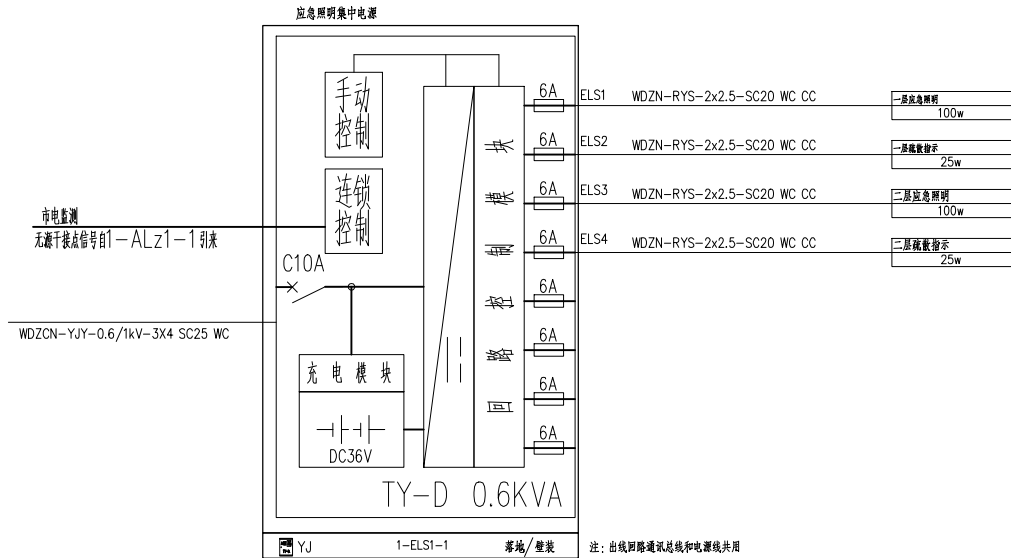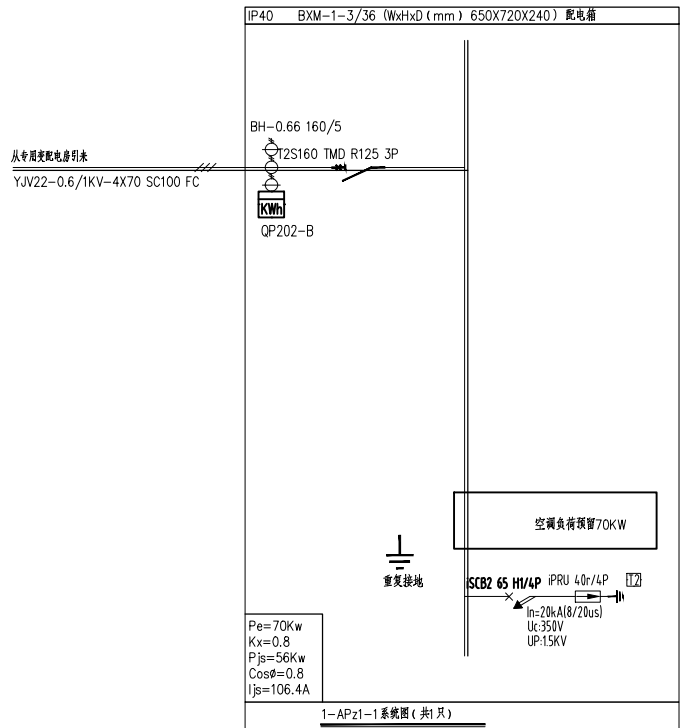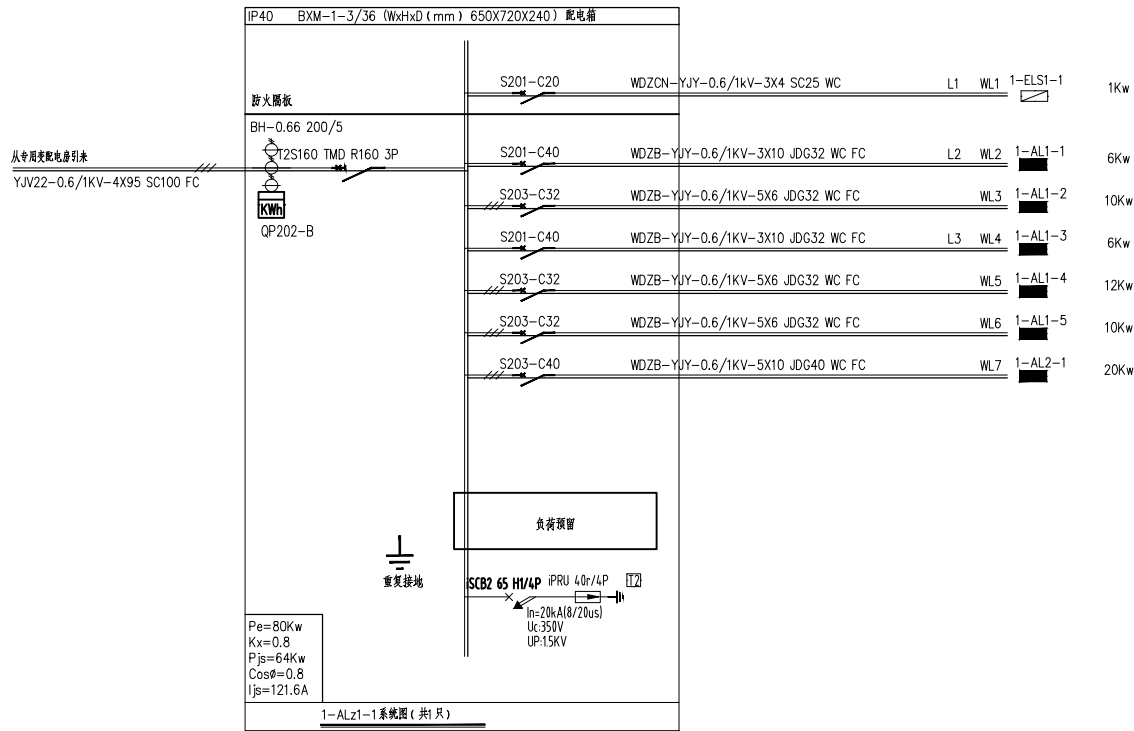

设计单位



杭州园林景观设计有限公司

— Since 1989 —

— 风景园林工程设计专项甲级 —

— 设计证书编号: A233006582 —

— 道路工程桥梁工程专业乙级 —

— 设计证书编号: A233006582 —

— 建筑工程专业乙级 —

— 设计证书编号: A233006582 —

建设单位

工程名称

平阳县昆阳镇城东



环境改造提升工程 (未来社区)

工程编号			
子 项			
类 别	实 名		签 名
审 定			
审 核			
工程负责人			
专业负责人			
校 对			
设 计			
绘 图			
会签栏			
建 筑		电 气	
结 构		暖 通	
给排水		弱 电	

图纸名称			
低压配电箱系统图 (一)			
专业	电气	设计阶段	初步设计
图号	电初-22	修改版次	

出图盖章

未盖技术出图章 本图纸无效

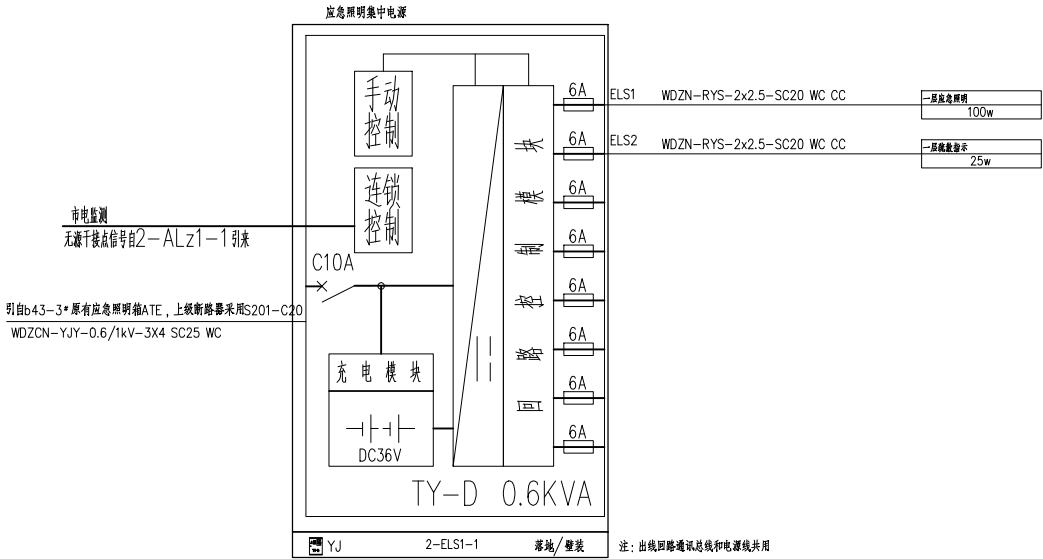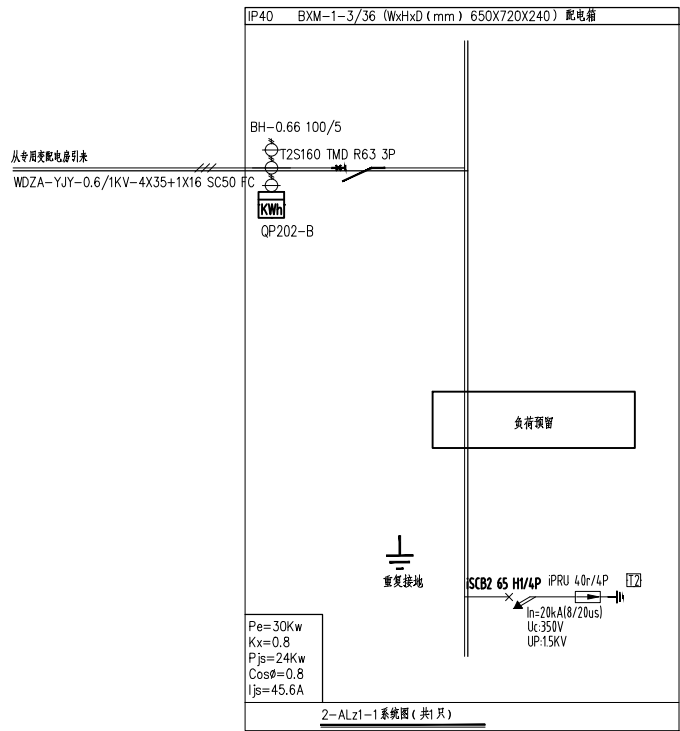

设计单位



杭州园林景观设计有限公司

— Since 1989 —

— 风景园林工程设计专项甲级 —

— 设计证书编号: A233006582 —

— 道路工程桥梁工程专业乙级 —

— 设计证书编号: A233006582 —

— 建 筑 工 程 专 业 乙 级 —

— 设计证书编号: A233006582 —

建设单位

工程名称

平阳县昆阳镇城东



环境改造提升工程（未来社区）

工程编号			
子 项			
类 别	实 名	签 名	
审 定			
审 核			
工程负责人			
专业负责人			
校 对			
设 计			
绘 图			
会签栏			
建 筑		电 气	
结 构		暖 通	
给排水		弱 电	

图纸名称			
低压配电箱系统图（二）			
专业	电气	设计阶段	初步设计
图号	电初-23	修改版次	

出图盖章

未盖技术出图章 本图纸无效

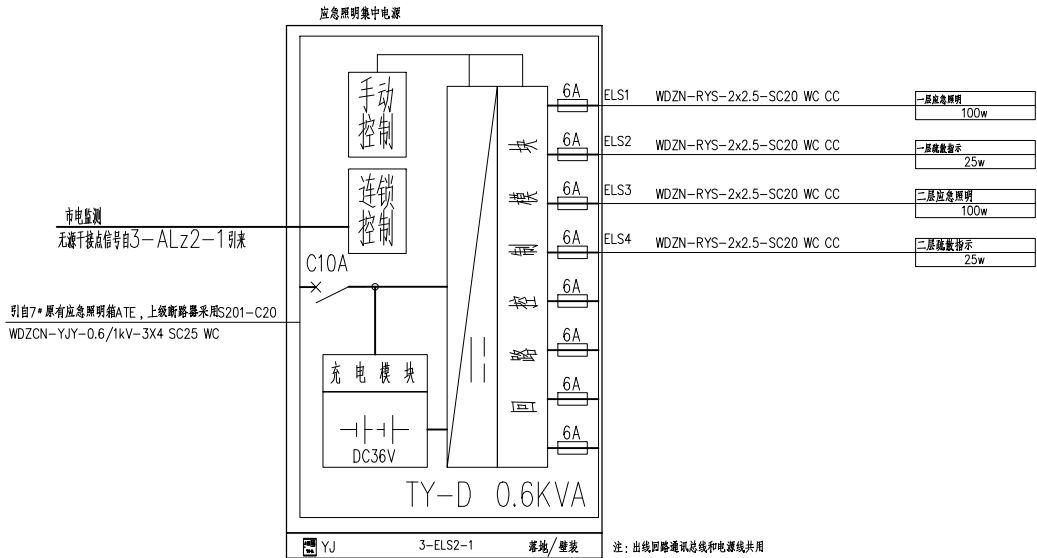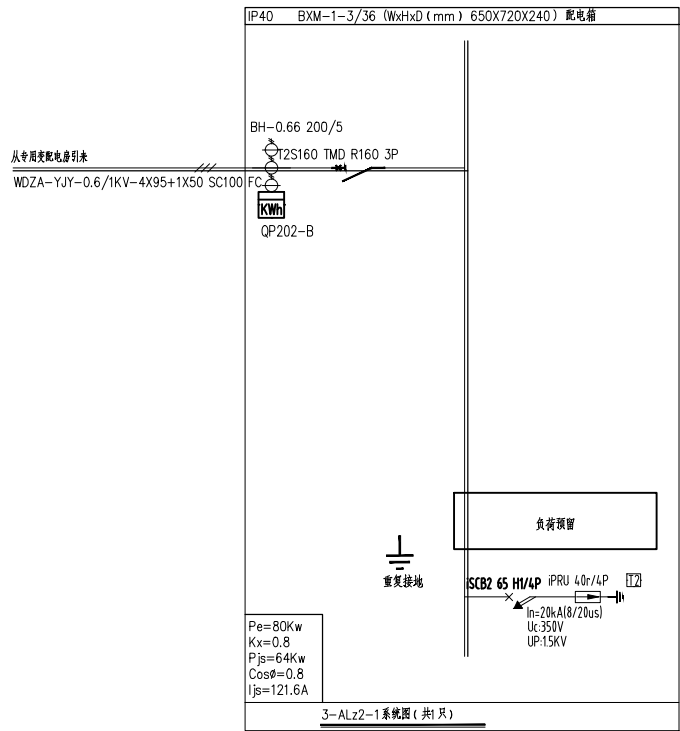

设计单位



杭州园林景观设计公司
— Since 1989 —

— 风景园林工程设计专项甲级 —
设计证书编号: A233006582

— 道路工程桥梁工程专业乙级 —
设计证书编号: A233006582

— 建 筑 工 程 专 业 乙 级 —
设计证书编号: A233006582

建设单位

工程名称



平阳县昆阳镇城东
环境改造提升工程 (未来社区)

工程编号			
子 项			
类 别	实 名	签 名	
审 定			
审 核			
工程负责人			
专业负责人			
校 对			
设 计			
绘 图			
会签栏			
建 筑		电 气	
结 构		暖 通	
给排水		弱 电	

图纸名称			
低压配电箱系统图 (三)			
专业	电气	设计阶段	初步设计
图号	电初-24	修改版次	

出图盖章

未盖技术出图章 本图纸无效

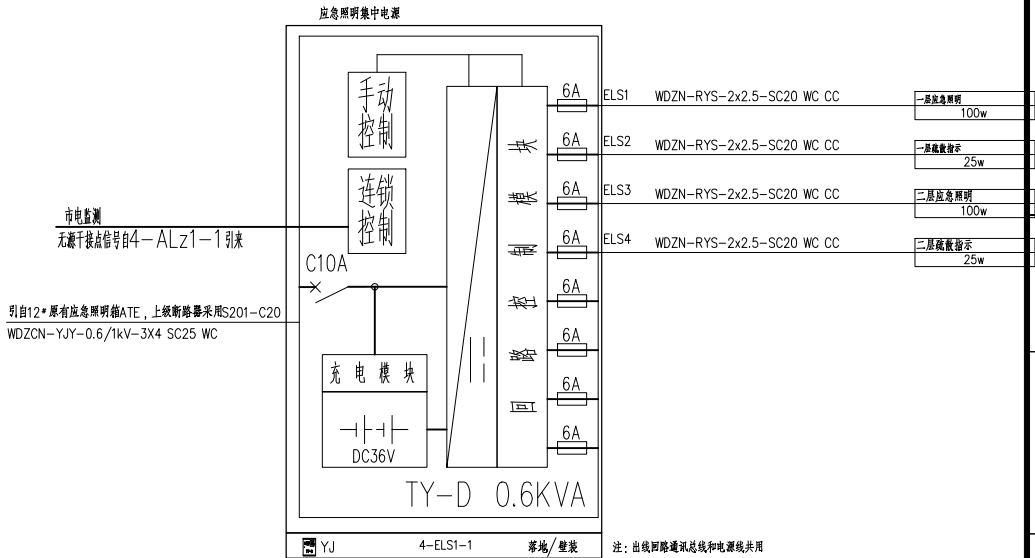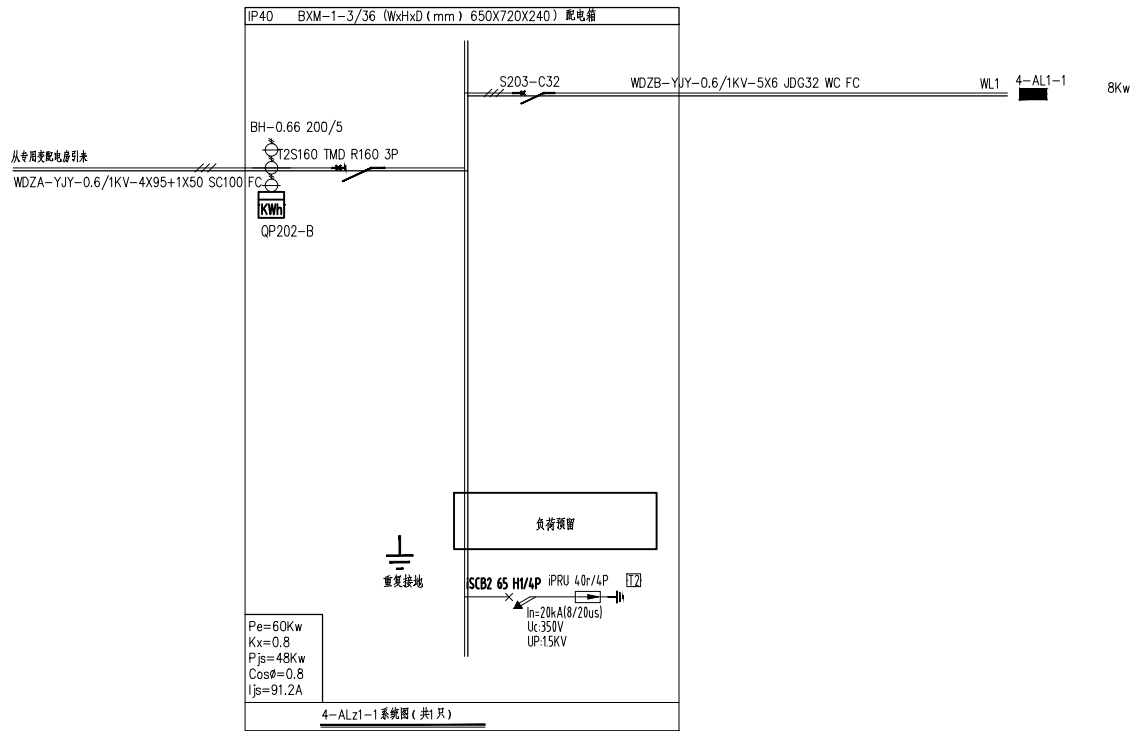

设计单位



杭州园林景观设计有限公司

— Since 1989 —

— 风景园林工程设计专项甲级 —

— 设计证书编号: A233006582 —

— 道路工程桥梁工程专业乙级 —

— 设计证书编号: A233006582 —

— 建筑工程专业乙级 —

— 设计证书编号: A233006582 —

建设单位

工程名称

平阳县昆阳镇城东
环境改造提升工程（未来社区）

工程编号

子项

类别

实 名

签 名

审 定

审 核

工程负责人

专业负责人

校 对

设 计

绘 图

会签栏

建 筑

电 气

结 构

暖 通

给排水

弱 电

图纸名称

低压配电箱系统图（四）

专业

电气

设计阶段

初步设计



图号

电初-25


修改版次

出图盖章

未盖技术出图章 本图纸无效

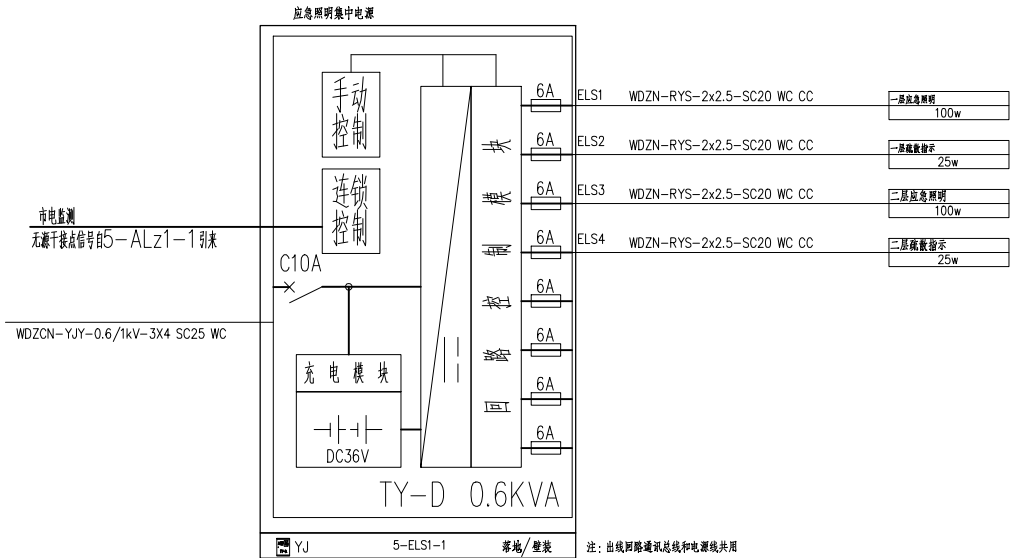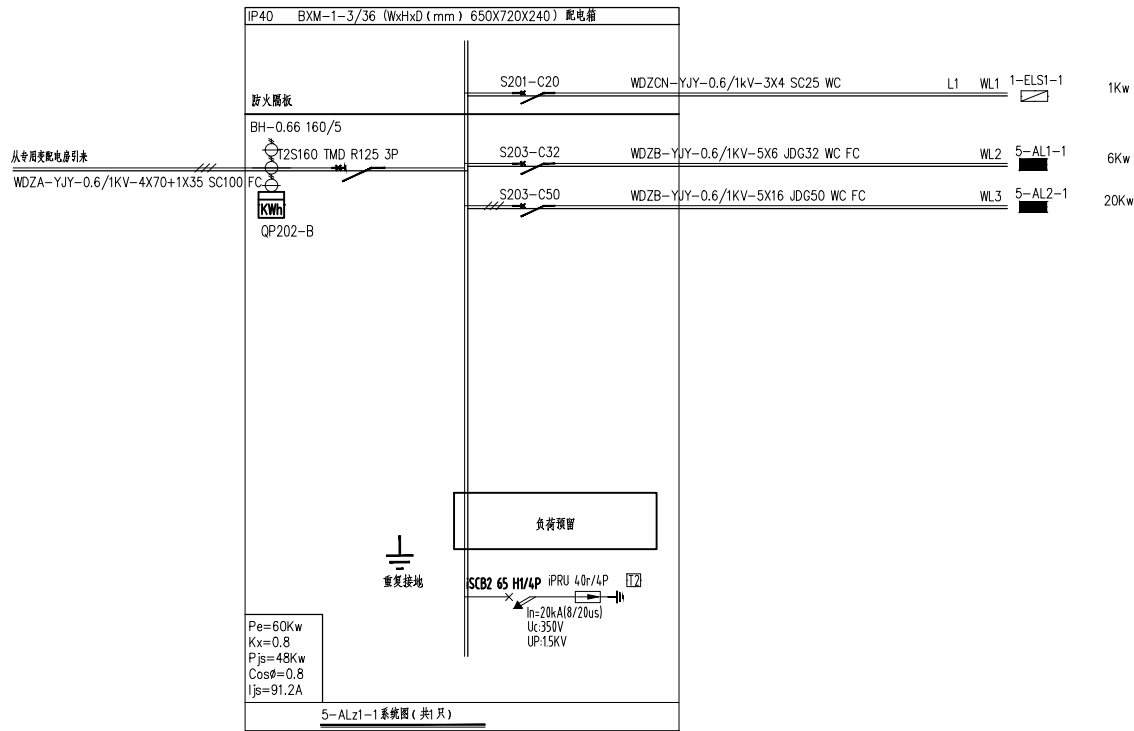

设计单位

 

杭州园林景观设计有限公司
— Since 1989 —

— 风景园林工程设计专项甲级 —
设计证书编号: A233006582
— 道路工程桥梁工程专业乙级 —
设计证书编号: A233006582
— 建 筑 工 程 专 业 乙 级 —
设计证书编号: A233006582

建设单位

工程名称
平阳县昆阳镇城东
环境改造提升工程（未来社区）

工程编号			
子 项			
类 别	实 名		签 名
审 定			
审 核			
工程负责人			
专业负责人			
校 对			
设 计			
绘 图			
会签栏			
建 筑		电 气	
结 构		暖 通	
给排水		弱 电	




图纸名称

低压配电箱系统图（五）


专业	电气	设计阶段	初步设计
图号	电初-26	修改版次	

出图盖章

未盖技术出图章 本图纸无效

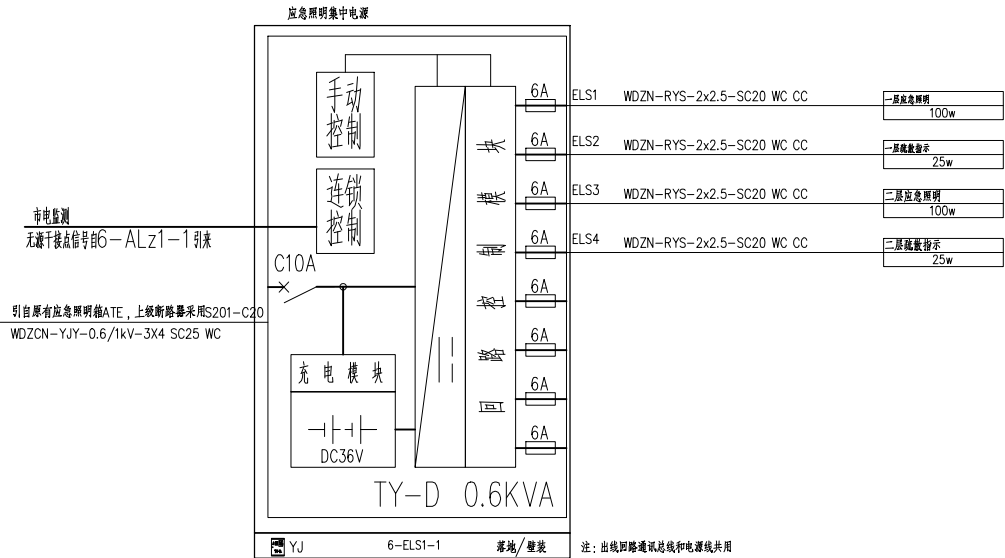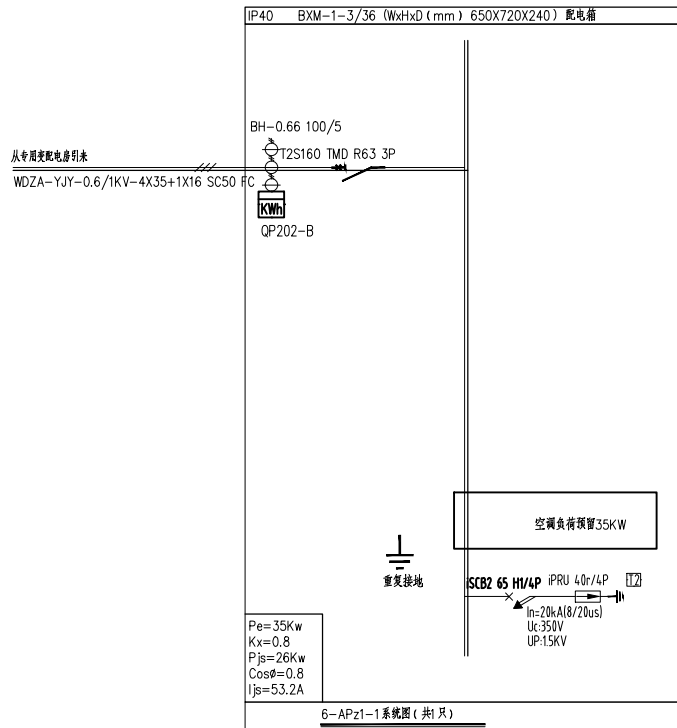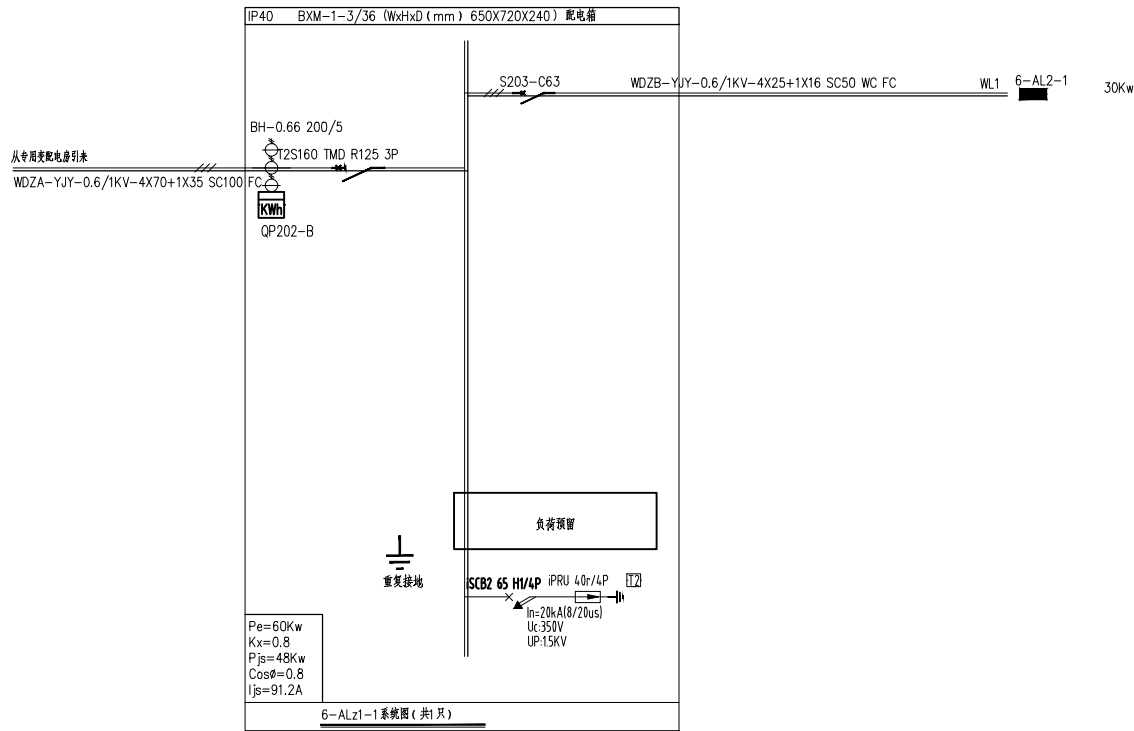

设计单位

 

杭州园林景观设计有限公司
— Since 1989 —

— 风景园林工程设计专项甲级 —
— 设计证书编号: A233006582 —
— 道路工程桥梁工程专业乙级 —
— 设计证书编号: A233006582 —
— 建 筑 工 程 专 业 乙 级 —
— 设计证书编号: A233006582 —

建设单位

工程名称

平阳县昆阳镇城东
环境改造提升工程（未来社区）

工程编号

子 项

类 别

实 名

签 名

审 定

审 核

工程负责人

专业负责人

校 对

设 计

绘 图

会签栏

建 筑

电 气

结 构

暖 通

给排水

弱 电

图纸名称

低压配电箱系统图（六）

专业

电气

设计阶段

初步设计


图号

电初-27


修改版次

出图盖章

未盖技术出图章 本图纸无效

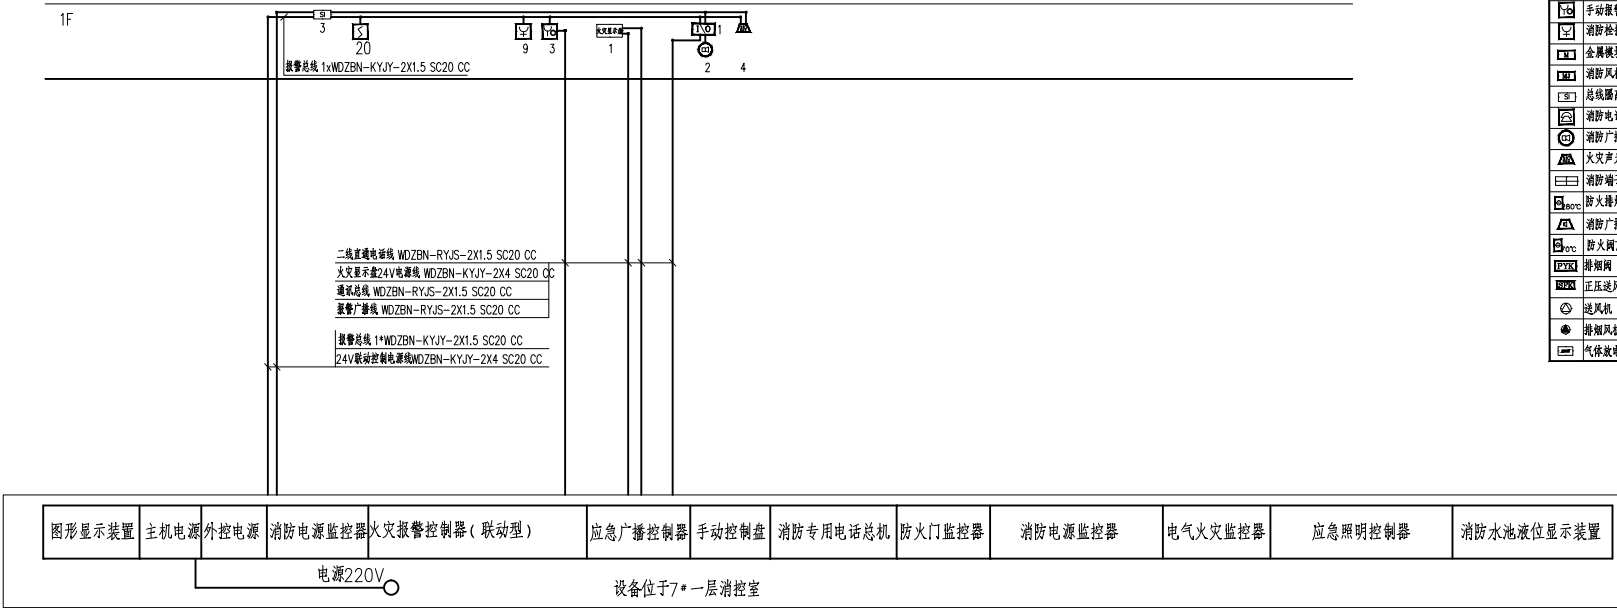

泽丰家园架空层火灾自动报警系统图

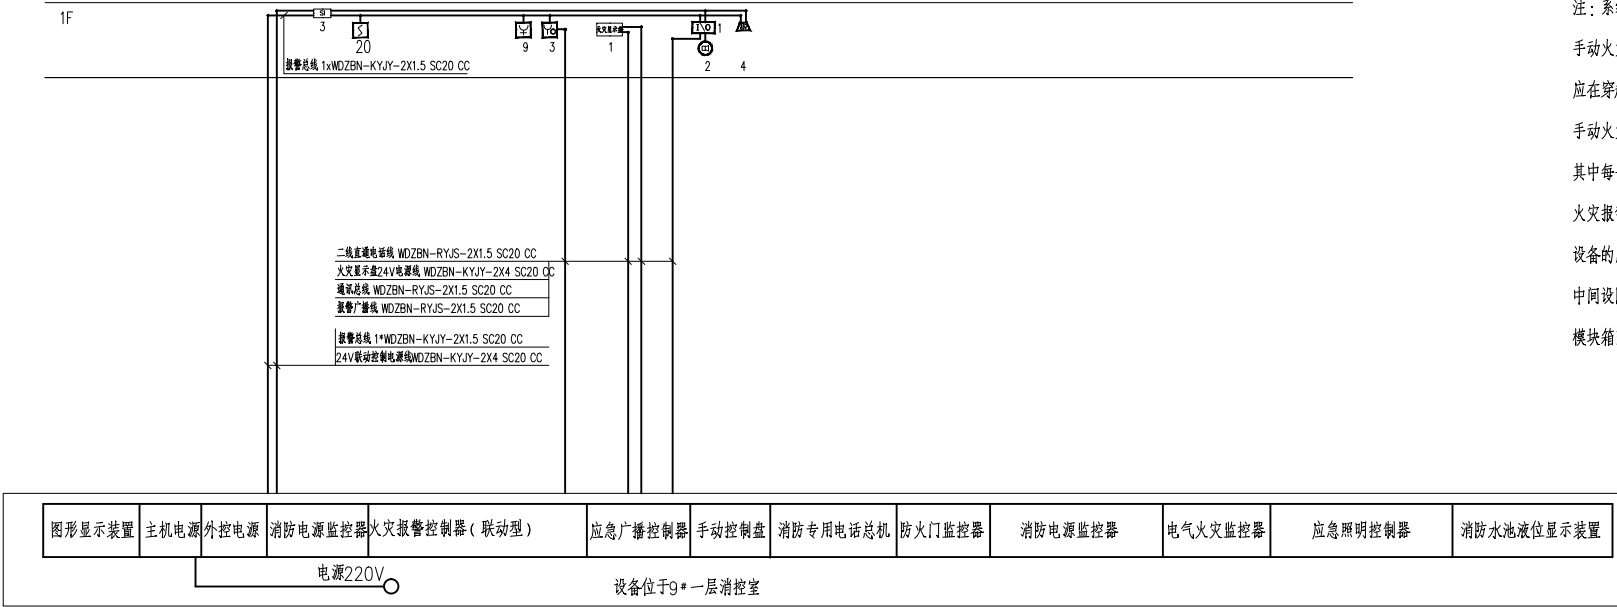

泰和家园架空层火灾自动报警系统图

消 防 系 统 图 例			
火灾探测器（带地址）	JBF4101	吸顶	可燃气体探测器
感温探测器（带地址）	JBF4111	吸顶	喷淋泵
离子感烟探测器（带地址）		壁挂	消火栓泵
手动报警按钮（带电话插孔）	JBF4121A	1.4米	火灾显示盘 JBF-VDP3060B 1.5米
消防栓按钮	JBF4123A	1.8米	卷帘门控制箱
金属模块箱		1.8米	输入模块 JBF4132
消防风机金属模块箱		1.8米	输出模块 JBF4143
总线隔离器	JBF4171	1.8米	控制模块 JBF4142
消防电话	HY2712D	1.4米	防火门监控模块
消防广播	GRT3XM-01	吸顶	液位器
火灾声光报警器	JBF4372E2	2.4米	气体灭火控制器
消防端子接线箱		2.5米	按钮盒
防火排烟阀280℃关闭			电磁阀
消防广播		2.5米壁挂	湿式自动报警网
防火门70℃关闭			电梯控制箱
排烟阀			水流指示器
正压送风口			信号阀
送风机			液位控制仪
排烟风机			电动排烟垂壁控制箱
气体放电灯故障设备			

注：系统总线上设置总线短路隔离器，每只总线短路隔离器保护的火灾探测器，手动火灾报警按钮和模块等消防设备的总数不应超过32点；总线穿越防火分区时，应在穿越处设置总线短路隔离器。一台火灾报警控制器所连接的火灾探测器、手动火灾报警按钮和模块等设备总数和地址总数，均不超过3200点，其中每一总线回路连接设备的总数不超过180点。任一消防联动控制器地址总数或火灾报警控制器（联动型）所控制的各类模块总数不超过1600点，每一联动总线回路连接设备的总数不超过90点。消防广播和消防电话与其他消防报警线路共用桥架，中间设防火隔板。消防风机专用模块箱内每台风机含1个输入输出模块4个输入模块，模块箱到风机采用WDZCN-KYJY-12X1.5 SC32 WC FC

设计单位



杭州园林景观设计有限公司
— Since 1989 —

— 风景园林工程设计专项甲级 —
— 设计证书编号：A233006582 —
— 道路工程桥梁工程专业乙级 —
— 设计证书编号：A233006582 —
— 建 筑 工 程 专 业 乙 级 —
— 设计证书编号：A233006582 —

建设单位

工程名称

平阳县昆阳镇城东
环境改造提升工程（未来社区）


工程编号			
子 项			
类 别	实 名		签 名
审 定			
审 核			
工程负责人			
专业负责人			
校 对			
设 计			
绘 图			
会签栏			
建 筑		电 气	
结 构		暖 通	
给排水		弱 电	

图纸名称			
火灾自动报警系统图（一）			
专业	电气	设计阶段	初步设计
图号	电初-29	修改版次	

出图盖章

未盖技术出图章 本图纸无效

 A3 420X297



注：系统总线上设置总线短路隔离器，每只总线短路隔离器保护的火灾探测器、手动火灾报警按钮和模块等消防设备的总数不应超过32点；总线穿越防火分区时，应在穿越处设置总线短路隔离器。一台火灾报警控制器所连接的火灾探测器、手动火灾报警按钮和模块等设备总数和地址总数，均不超过3200点，其中每一总线回路连接设备的总数不超过180点。任一台消防联动控制器地址总数或火灾报警控制器（联动型）所控制的各类模块总数不超过1600点，每一联动总线回路连接设备的总数不超过90点。消防广播和消防电话与其他消防报警线路用桥架、中间设防火隔板。消防风机专用模块箱内每台风机含1个输入输出模块4个输入模块，模块箱到风机采用WDZCZC-KYJY-12X1.5 SC32 WC FC

设计证书编号: A233006582

平阳县昆阳镇城东
环境改造提升工程（未来社区）

工程编号			
子 项			
类 别	实 名	签 名	
审 定			
审 核			
工程负责人			
专业负责人			
校 对			
设 计			
绘 图			
会签栏			
建 筑		电 气	
结 构		暖 通	
给排水		弱 电	

火灾自动报警系统图 (二)


专业	电气	设计阶段	初步设计
图号	电初-30	修改版次	

出图盖章

A3 420X297


	消防探测器 (带地址)	JBF 4101	吸顶		可燃气体探测器		
	消防探测器 (带地址)	JBF 4111	吸顶		喷淋泵		
	手动报警按钮 (带电话插孔)	JBF 4121A	1.4米		火灾显示器	JBF-VDP306B	1.5米
	消防按钮箱	JBF 4123A	1.8米		卷帘门控制箱		
	金属模块箱		1.8米		输入模块	JBF 4132	
	消防风机金属模块箱		1.8米		输出模块	JBF 4143	
	总线报警声	JBF 4171	1.8米		控制模块	JBF 4142	
	消防电话	HY2712D	1.4米		防火门监控模块		
	消防广播	GR3XM-01	吸顶		液位器		
	火灾声光报警器	JBF 4372E2	2.4米		气体火灾控制器		
	消防端子接线箱		2.5米		按钮盒		
	防火排烟阀280℃关闭				电磁阀		
	消防广播		2.5米 壁挂		湿式自动报警阀		
	防火阀70℃关闭				电梯控制箱		
	排烟阀				水流指示器		
	正压送风口				信号阀		
	送风机				限位控制仪		
	排烟风机				电动排烟窗控制箱		
	气体放电灯镇流设备						

注：系统总线上设置总线短路隔离器，每只总线短路隔离器保护的火灾探测器，手动火灾报警按钮和模块等消防设备的总数不应超过32点；总线穿越防火分区时，应在穿越处设置总线短路隔离器。一台火灾报警控制器所连接的火灾探测器、手动火灾报警按钮和模块等设备总数和地址总数，均不超过3200点，其中每一总线回路连接设备的总数不超过180点。任一台消防联动控制器地址总数或火灾报警控制器（联动型）所控制的各类模块总数不超过1600点，每一联动总线回路连接设备的总数不超过90点。消防广播和消防电话与其他消防报警线路共用桥架，中间设防火隔板。消防风机专用模块箱内每台风机含1个输入输出模块4个输入模块，模块箱到风机采用WDZCNC-KYJY-12X1.5 SC32 WC FC

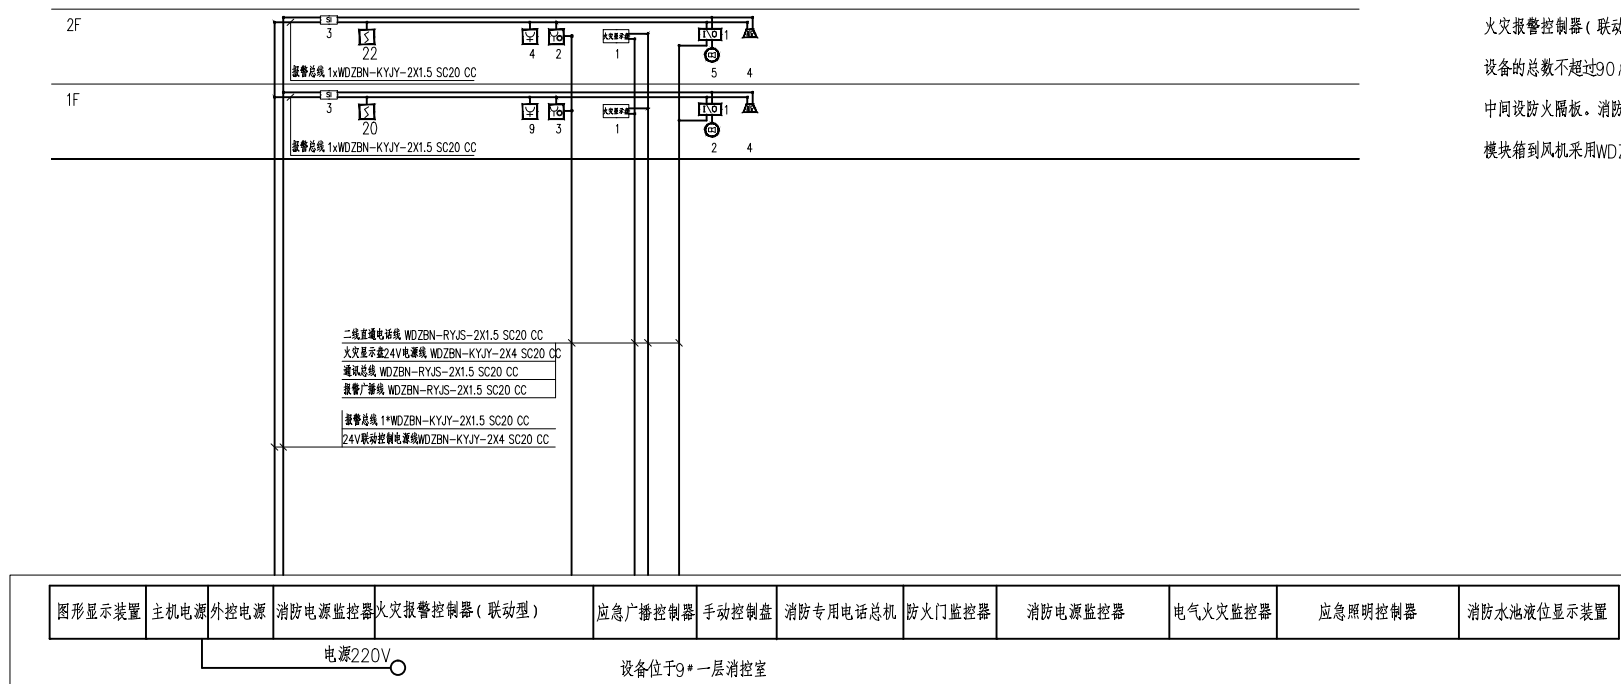

儿童之家火灾自动报警系统图

 设计单位



杭州园林景观设计有限公司
— Since 1989 —

— 风景园林工程设计专项甲级 —
设计证书编号: A233006582

— 道路工程桥梁工程专业乙级 —
设计证书编号: A233006582

— 建筑工程专业乙级 —
设计证书编号: A233006582

建设单位

工程名称

平阳县昆阳镇城东
环境改造提升工程（未来社区）

工程编号			
子 项			
类 别	实 名	签 名	
审 定			
审 核			
工程负责人			
专业负责人			
校 对			
设 计			
绘 图			
会签栏			
建 筑		电 气	
结 构		暖 通	
给排水		弱 电	

图纸名称

火灾自动报警系统图 (四)


专业	电气	设计阶段	初步设计
图号	电初-32	修改版次	

出图盖章

未盖技术出图章 本图纸无效

消防系统图例						
	地址探测器（带地址）	JBF4101	吸顶		可燃气体探测器	
	地址探测器（带地址）	JBF4111	吸顶		喷淋泵	
	非地址探测器（带地址）				火灾报警	
	手动报警按钮（带电话插孔）	JBF4121A	1.4米		火灾显示盘	JBF—VDP3060B 1.5米
	消防按钮	JBF4123A	1.8米		卷帘门控制箱	
	金属模块箱		1.8米		输入模块	JBF4132
	消防风机金属模块箱		1.8米		输出模块	JBF4143
	总线隔离器	JBF4171	1.8米		控制模块	JBF4142
	消防电话	HY2712D	1.4米		防火门监控模块	
	消防广播	GRT3XM—01	吸顶		液位器	
	火灾声光报警器	JBF4372E2	2.4米		气体火灾控制器	
	消防端子接线箱		2.5米		按钮盒	
	防火门模块280℃关闭				电磁阀	
	消防广播		2.5米壁挂		湿式自动报警阀	
	防火门70℃关闭				电梯控制箱	
	排烟阀				水流指示器	
	正压送风口				信号阀	
	送风机				液位控制仪	
	排烟风机				电动排烟垂壁控制箱	
	气体放电灯罐箱设备					

注：系统总线上设置总线短路隔离器，每只总线短路隔离器保护的火灾探测器，手动火灾报警按钮和模块等消防设备的总数不应超过32点；总线穿越防火分区时，应在穿越处设置总线短路隔离器。一台火灾报警控制器所连接的火灾探测器、手动火灾报警按钮和模块等设备总数和地址总数，均不超过3200点，其中每一总线回路连接设备的总数不超过180点。任一消防联动控制器地址总数或火灾报警控制器（联动型）所控制的各类模块总数不超过1600点，每一联动总线回路连接设备的总数不超过90点。消防广播和消防电话与其他消防报警线路共用桥架，中间设防火隔板。消防风机专用模块箱内每台风机含1个输入输出模块4个输入模块，模块箱到风机采用WDZCN-KYJY-12X1.5 SC32 WC FC

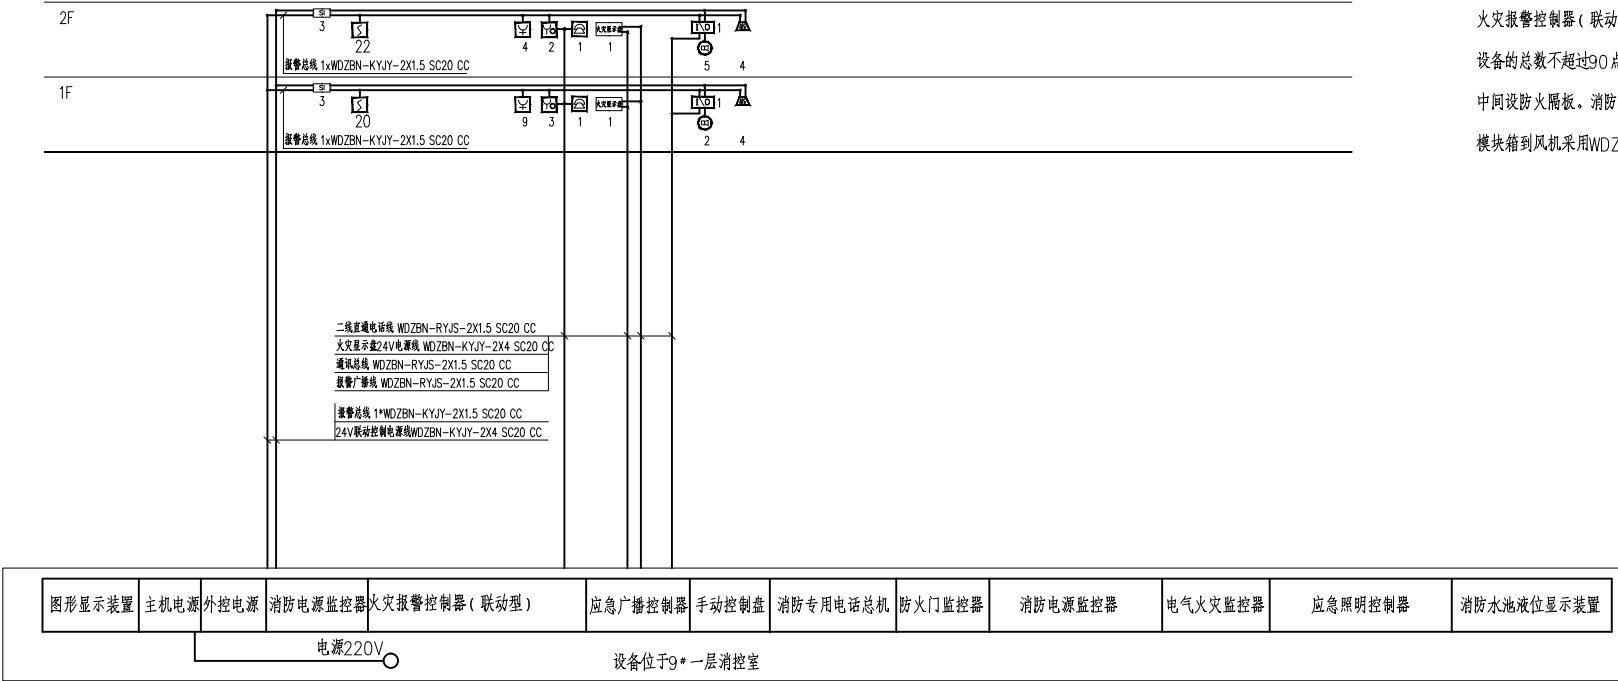

幸福市集火灾自动报警系统图

设计单位

杭州园林景观设计有限公司
— Since 1989 —

—— 风景园林工程设计专项甲级 ——
设计证书编号: A233006582

—— 道路工程桥梁工程专业乙级 ——
设计证书编号: A233006582

—— 建 筑 工 程 专 业 乙 级 ——
设计证书编号: A233006582

建设单位

工程名称

平阳县昆阳镇城东
环境改造提升工程（未来社区）

工程编号			
子 项			
类 别	实 名	签 名	
审 定			
审 核			
工程负责人			
专业负责人			
校 对			
设 计			
绘 图			
会签栏			
建 筑		电 气	
结 构		暖 通	
给排水		弱 电	

图纸名称			
火灾自动报警系统图（五）			
专业	电气	设计阶段	初步设计
图号	电初-33	修改版次	

出图盖章

未盖技术出图章 本图纸无效

主要材料表及图例

图例	名称	型号及规格	安装高度（米）
	室内机开关面板		1.5
	安全型二、三孔暗装插座	10A	1.8
	密闭型二、三孔暗装安全插座	10A（IP54）	1.5（幼儿活动场所距地1.8m）
	安全型二、三孔暗装插座	10A	0.3
	带接地插孔暗装安全型三相插座	16A	0.3
	壁挂式三孔暗装安全型插座	16A	2.5
	三相暗装安全插座	16A	0.3
	预留电源点		除平面图中注明外0.3
	预留接线点		除平面图中注明外0.3
	桌面插座盒		桌面安装
	求助呼唤按钮		详平面图中注明
	扩音器		距地2.5米
	照明配电箱	（详系统图标注）幼儿活动场所配电箱上锁，由专人负责	1.5（幼儿活动场所1.8）
	双电源切换配电箱（箱）	（详系统图标注）	落地（1.5）
	动力配电箱	（详系统图标注）	落地
	动力控制箱	（详系统图标注）	1.5（幼儿活动场所1.8）
	总等电位端子箱	（详平面图标注）	0.5
	辅助等电位端子箱	（详平面图标注）	0.5
	排气扇	详暖通施工图	
	紫外线杀菌灯具专用开关	开关设在专用上锁小箱内，有专人负责（余同）	2.0
	双管紫外线杀菌灯	2*24W	吸顶
光源均采用节能型，插座均采用安全型插座，幼儿活动场所插座均距地1.8m。			

设计单位



杭州园林景观设计有限公司
— Since 1989 —

— 风景园林工程设计专项甲级 —
设计证书编号：A233006582

— 道路工程桥梁工程专业乙级 —
设计证书编号：A233006582

— 建 筑 工 程 专 业 乙 级 —
设计证书编号：A233006582

建设单位

工程名称

平阳县昆阳镇城东
环境改造提升工程（未来社区）

工程编号			
子 项			
类 别	实 名	签 名	
审 定			
审 核			
工程负责人			
专业负责人			
校 对			
设 计			
绘 图			
会签栏			
建 筑		电 气	
结 构		暖 通	
给排水		弱 电	

图纸名称			
主要材料表及图例			
专业	电气	设计阶段	初步设计
图号	电初-34	修改版次	

出图盖章

未盖技术出图章 本图纸无效